



โครงการปรับปรุงอาคารหอสมุด

คณะพยาบาลศาสตร์

PHASE1

มหาวิทยาลัยราชภัฏนครสวรรค์

27/10/2568

Dr. [Signature]
คณ. พยาบาล

[Signature]

รายการใช้พื้นที่Phase1

Phase1

FL1.

- ห้องธุรการ 94 ตรม

FL3.

- ห้องเรียนกายวิภาคศาสตร์ 113 ตรม

FL4.

- ห้องปฏิบัติการพยาบาลพื้นฐาน
การพยาบาลผู้ใหญ่และผู้สูงอายุ 192.72 ตรม

FL5.

- ห้องการพยาบาลสุขภาพจิตและจิตเวช 83.00 ตรม
- ห้องการพยาบาลอนามัยชุมชน 83.10 ตรม
- ห้องปฏิบัติการพยาบาลมารดาทารก และ
การผดุงครรภ์ 78.60 ตรม
- ห้องปฏิบัติการการพยาบาลเด็กและ
วัยรุ่น 86.86 ตรม

FL6

- ห้องจำลองสถานการณ์ทางการแพทย์และพยาบาล
ผู้ใหญ่ชั้นสูง 76.07 ตรม

FL7

- ห้องเรียนย่อย 9 ที่นั่ง 4 ห้อง 16 ตรม/ห้อง
- ห้องเรียนขนาดใหญ่ 40 ที่นั่ง 1 ห้อง 137 ตรม/ห้อง
- ห้องเรียนขนาดเล็ก 20 ที่นั่ง 4 ห้อง 35 ตรม/ห้อง

Signature
Date / Month / Year
Signature



ป้ายหน้าอาคาร

All content and images are to be used exclusively for this presentation and images used are intend for explaining and/or providing visual interpretation to the abstract contents, for the viewer's understanding of the messages. Some images may contain copyrights from the original creators. It is agreed that no part of this document maybe reproduced or transmitted in any form or by any means.

Dimas
Kasra
Xmas



ป้ายหน้าอาคาร

All content and images are to be used exclusively for this presentation and images used are intend for explaining and/or providing visual interpretation to the abstract contents, for the viewer's understanding of the messages. Some images may contain copyrights from the original creators. It is agreed that no part of this document maybe reproduced or transmitted in any form or by any means.


สมชาย
สมชาย
สมชาย



ภาพหน้าอาคาร

All content and images are to be used exclusively for this presentation and images used are intend for explaining and/or providing visual interpretation to the abstract contents, for the viewer's understanding of the messages. Some images may contain copyrights from the original creators. It is agreed that no part of this document maybe reproduced or transmitted in any form or by any means.

สมชาย
สมชาย
สมชาย

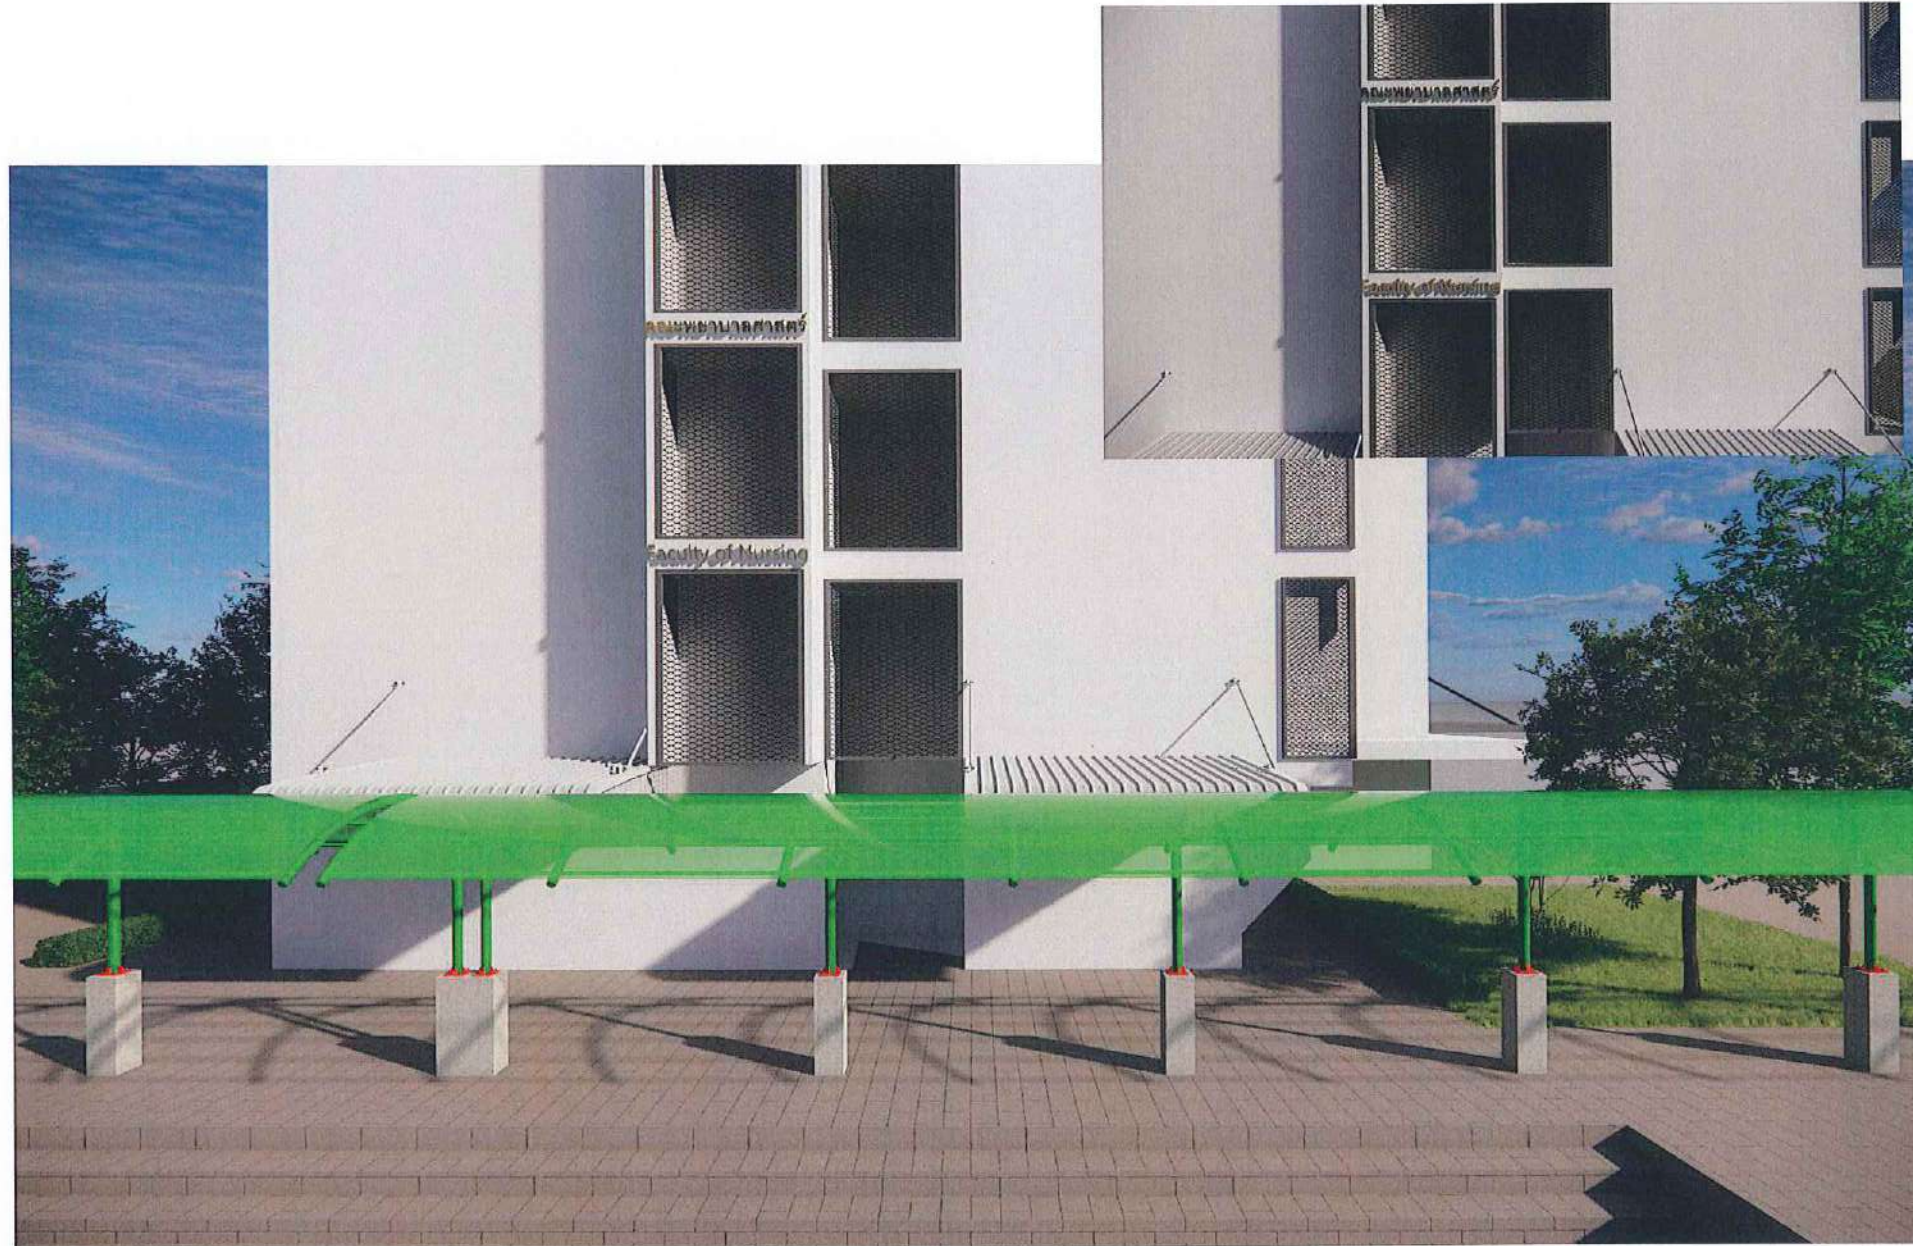

ป้ายฟ้าอาคาร

All content and images are to be used exclusively for this presentation and images used are intend for explaining and/or providing visual interpretation to the abstract contents, for the viewer's understanding of the messages. Some images may contain copyrights from the original creators. It is agreed that no part of this document maybe reproduced or transmitted in any form or by any means.

Design
Korn 3/2016
Jint.



ใบ FL1.

All content and images are to be used exclusively for this presentation and images used are intend for explaining and/or providing visual interpretation to the abstract contents, for the viewer's understanding of the messages. Some images may contain copyrights from the original creators. It is agreed that no part of this document maybe reproduced or transmitted in any form or by any means.

Dr. [Signature]
[Signature]

[Signature]



Ind FL1.


All content and images are to be used exclusively for this presentation and images used are intend for explaining and/or providing visual interpretation to the abstract contents, for the viewer's understanding of the messages. Some images may contain copyrights from the original creators, It is agreed that no part of this document maybe reproduced or transmitted in any form or by any means.

Siman
Ksen gellin
Amir

FL1.

ห้องสุรการ 94 ตรม

MAIN ENTRANCE

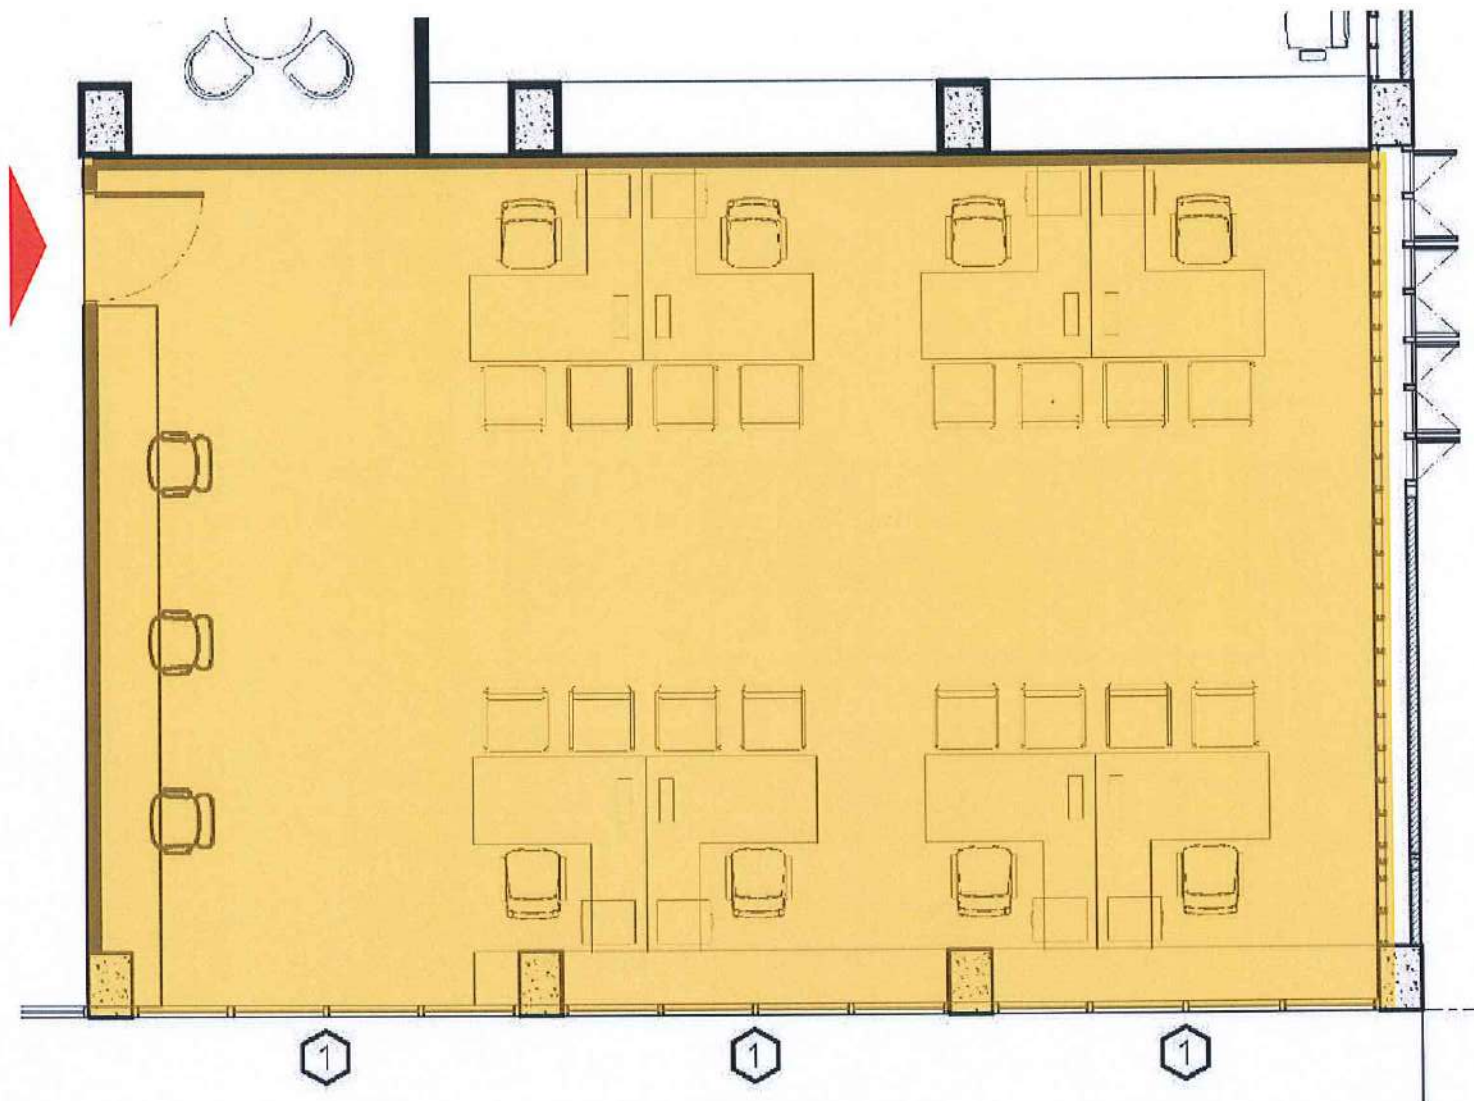

FURNITURE LAYOUT PLAN FL1.

All content and images are to be used exclusively for this presentation and images used are intend for explaining and/or providing visual interpretation to the abstract contents, for the viewer's understanding of the messages. Some images may contain copyrights from the original creators. It is agreed that no part of this document maybe reproduced or transmitted in any form or by any means.

Samart
Asst. Form
Jms.



ห้องประชุม FL1.

All content and images are to be used exclusively for this presentation and images used are intend for explaining and/or providing visual interpretation to the abstract contents, for the viewer's understanding of the messages. Some images may contain copyrights from the original creators. It is agreed that no part of this document maybe reproduced or transmitted in any form or by any means.

สมศักดิ์
สมศักดิ์
สมศักดิ์



ห้องประชุม FL1.

All content and images are to be used exclusively for this presentation and images used are intend for explaining and/or providing visual interpretation to the abstract contents, for the viewer's understanding of the messages. Some images may contain copyrights from the original creators. It is agreed that no part of this document maybe reproduced or transmitted in any form or by any means.

Diman
Korn Kullin
Amr




ห้องประชุม FL1.

All content and images are to be used exclusively for this presentation and images used are intend for explaining and/or providing visual interpretation to the abstract contents, for the viewer's understanding of the messages. Some images may contain copyrights from the original creators. It is agreed that no part of this document may be reproduced or transmitted in any form or by any means.

Sumrit
Korn Kollin
Jint

FL3.


ห้องเรียนกายวิภาคศาสตร์ 113 ตรม

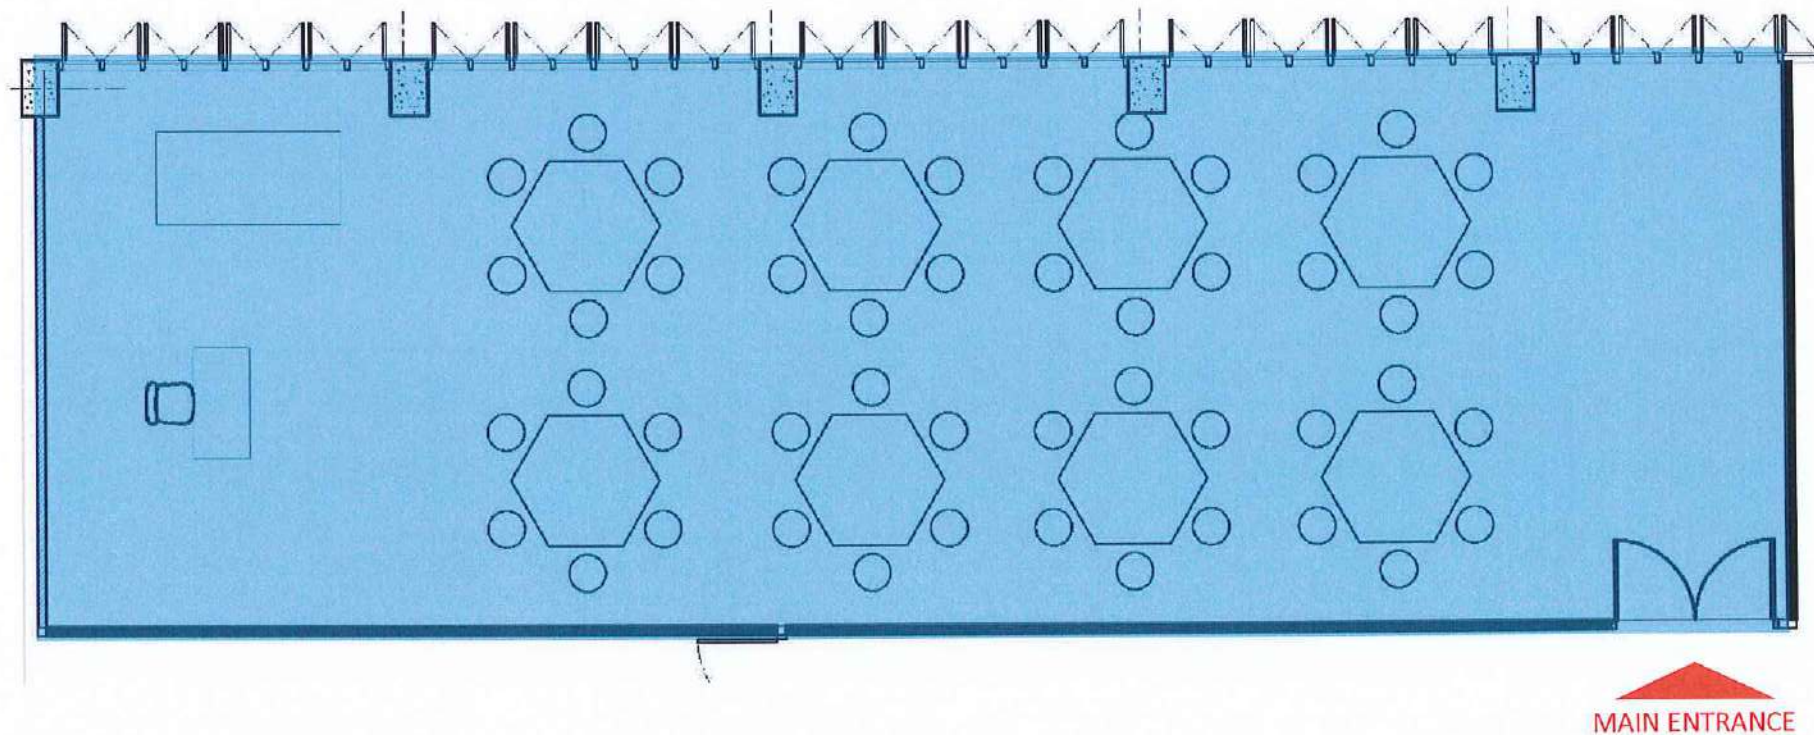

FURNITURE LAYOUT PLAN FL3.

All content and images are to be used exclusively for this presentation and images used are intend for explaining and/or providing visual interpretation to the abstract contents, for the viewer's understanding of the messages. Some images may contain copyrights from the original creators. It is agreed that no part of this document maybe reproduced or transmitted in any form or by any means.


Samart
Kasorn
Kasorn

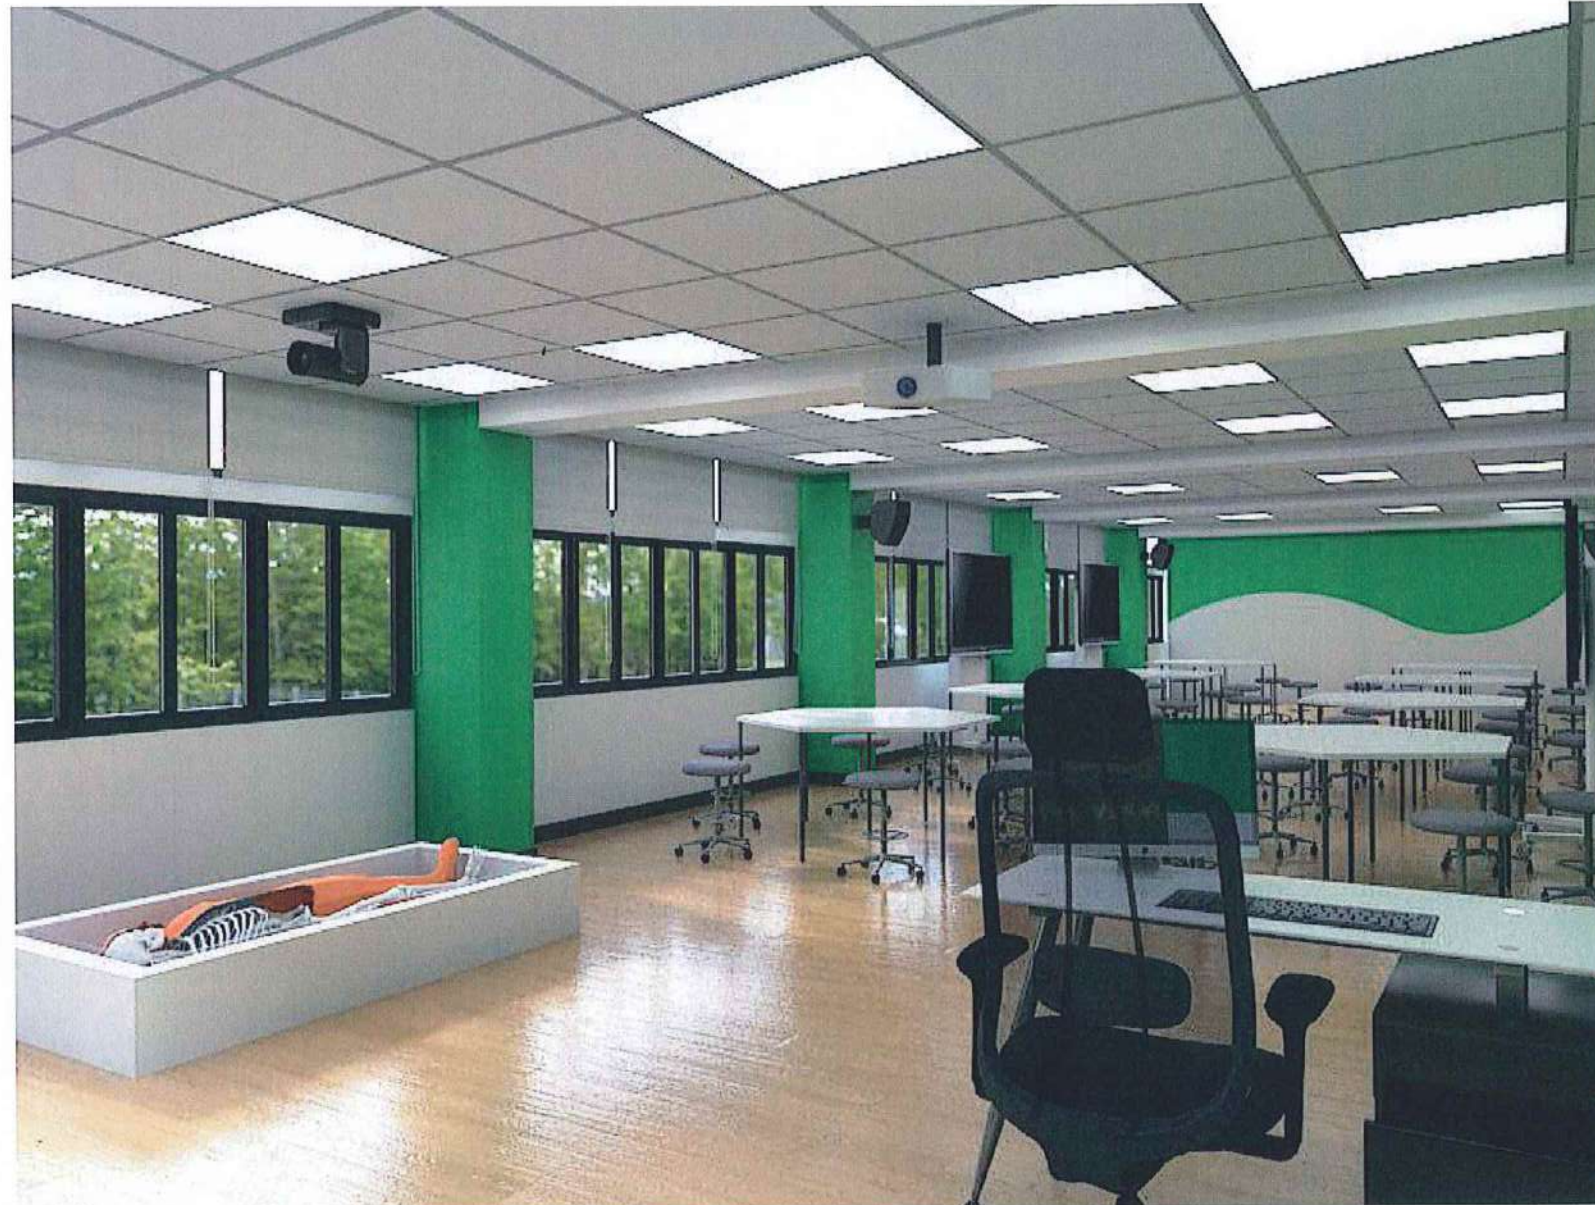

ANATOMY FL3.

All content and images are to be used exclusively for this presentation and images used are intend for explaining and/or providing visual interpretation to the abstract contents, for the viewer's understanding of the messages. Some images may contain copyrights from the original creators. It is agreed that no part of this document maybe reproduced or transmitted in any form or by any means.


Don't
Miss 8/11/17
Shir

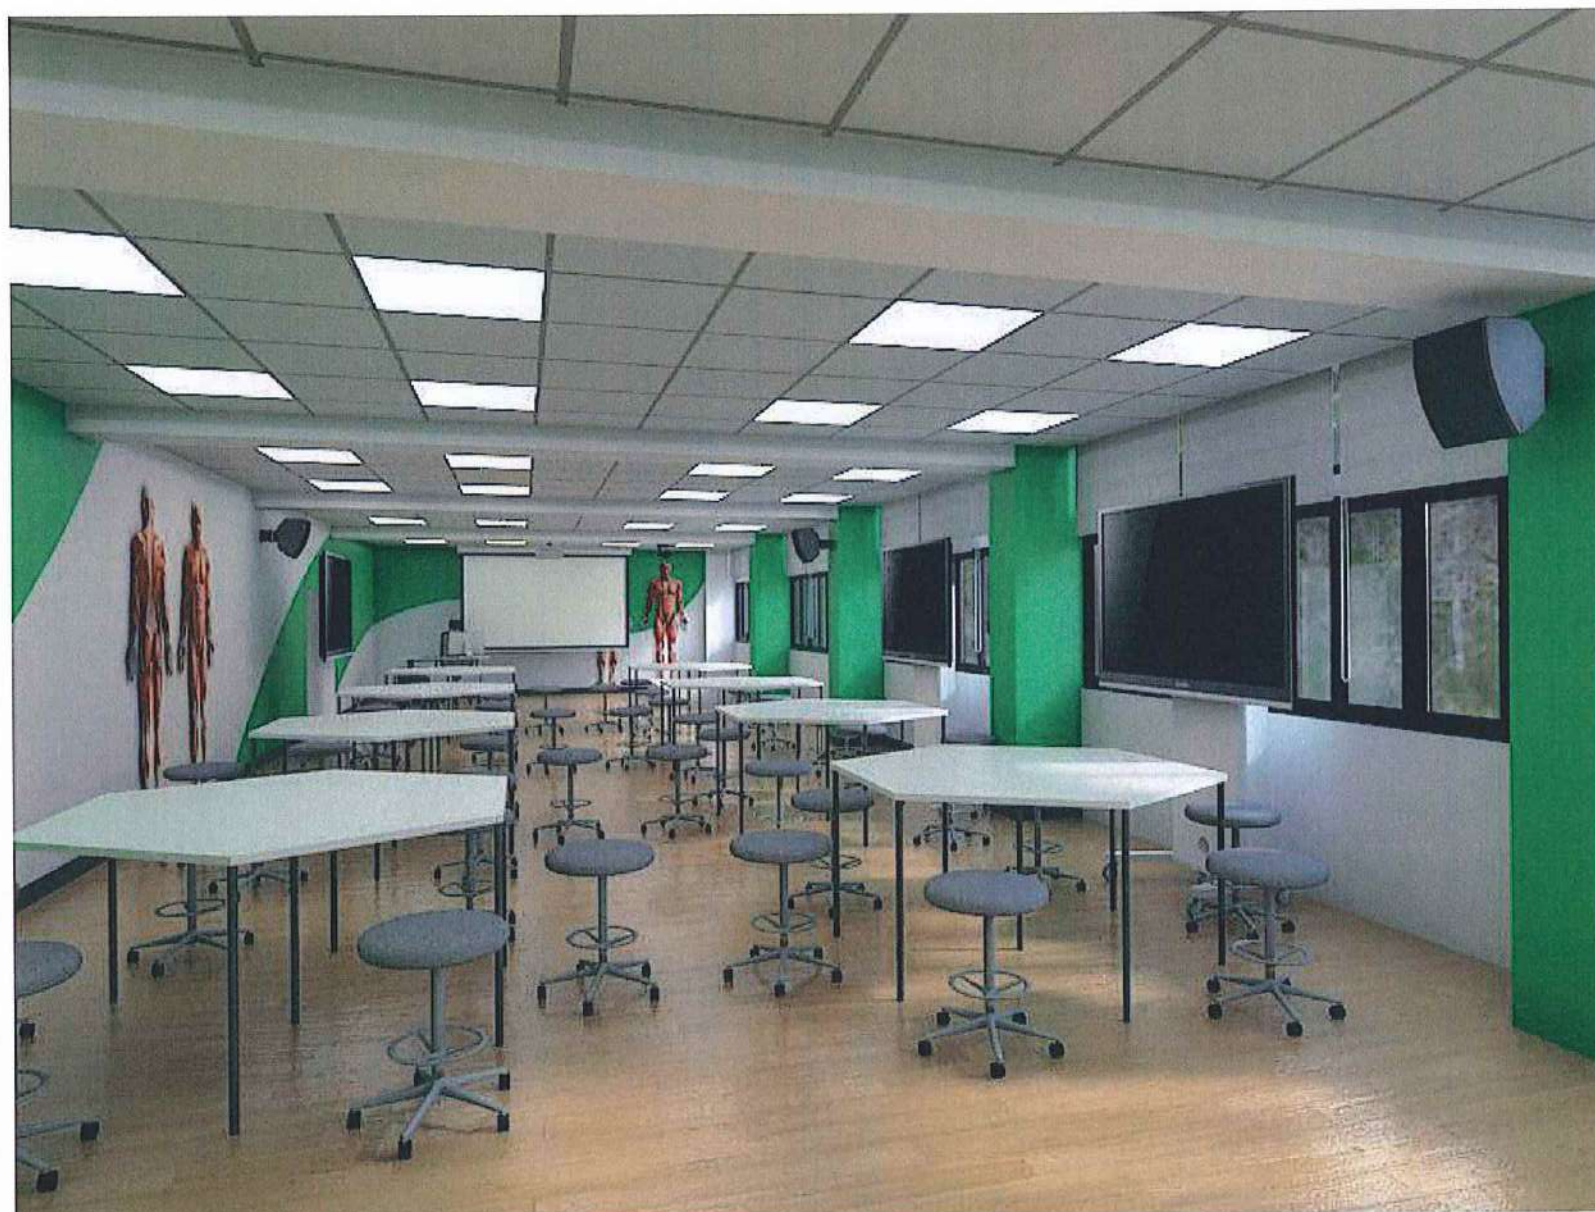

ANATOMY FL3.

All content and images are to be used exclusively for this presentation and images used are intend for explaining and/or providing visual interpretation to the abstract contents, for the viewer's understanding of the messages. Some images may contain copyrights from the original creators. It is agreed that no part of this document maybe reproduced or transmitted in any form or by any means.


Handwritten signature and text in blue ink, including the name "Diana" and the date "16/01/2017".

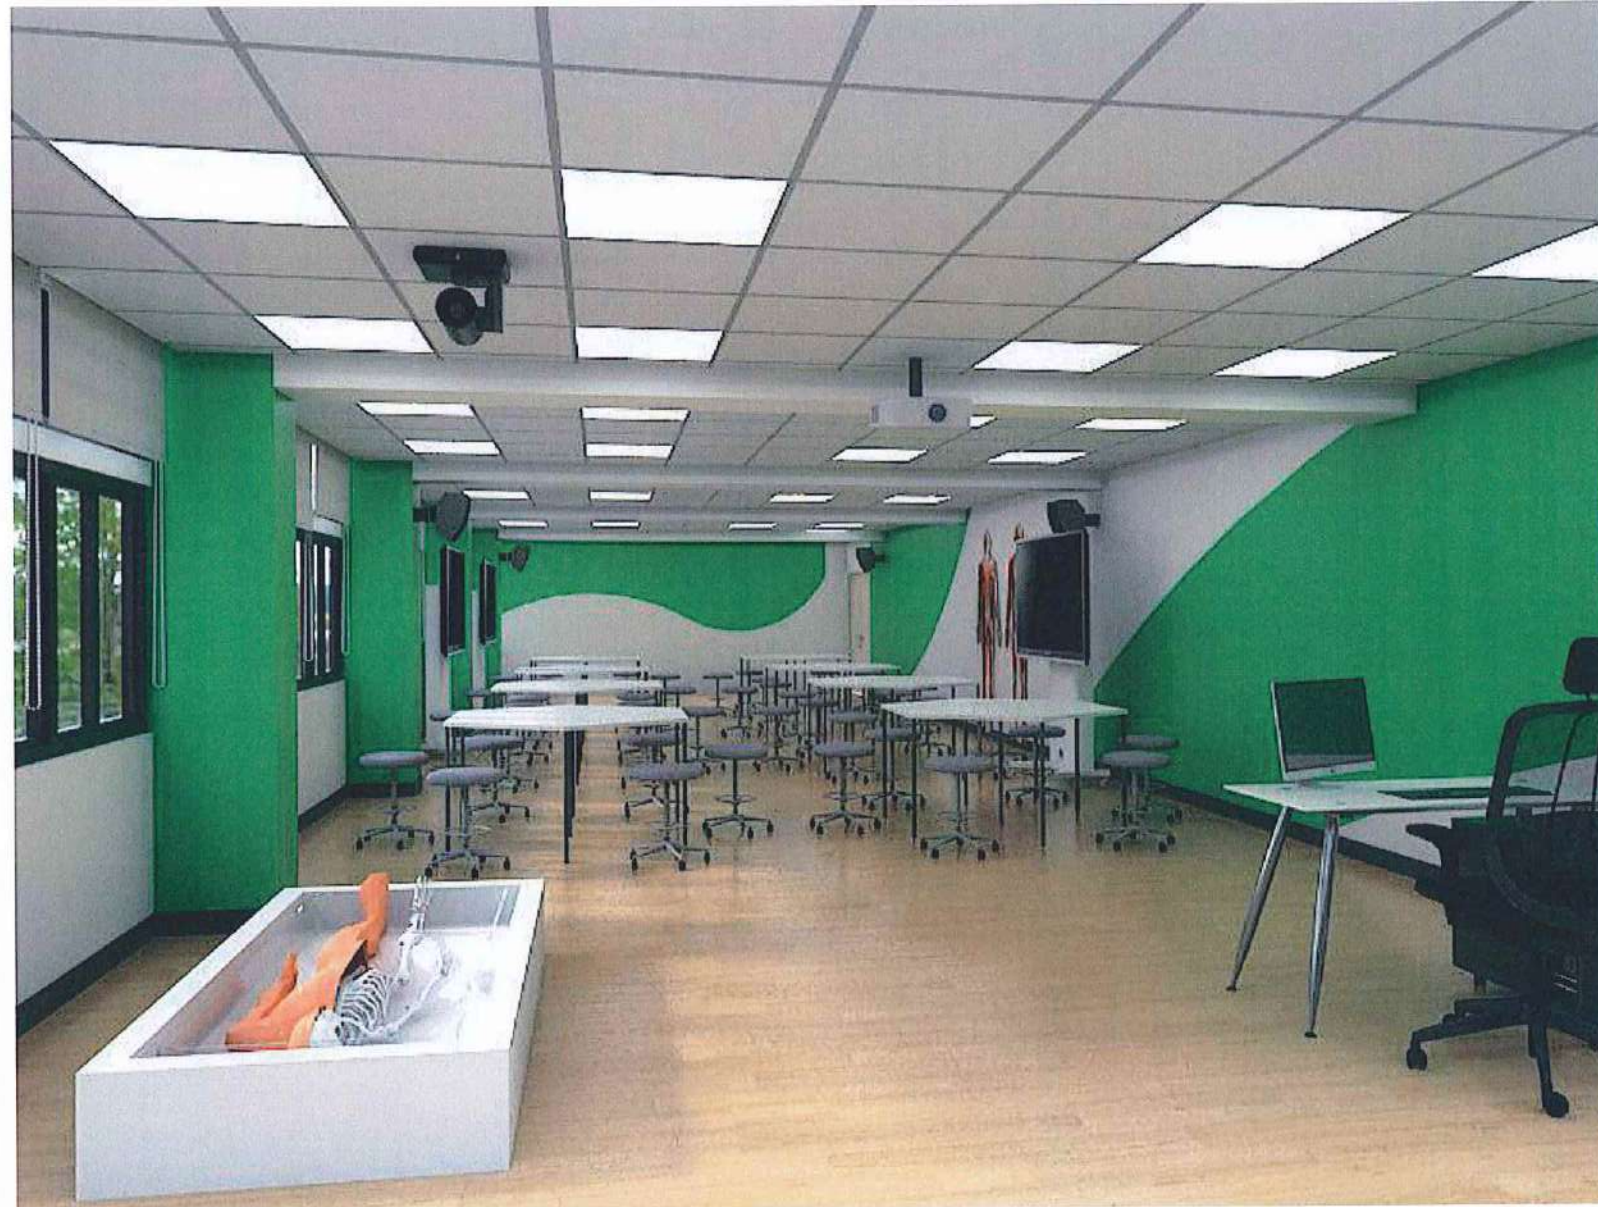

ANATOMY FL3.

All content and images are to be used exclusively for this presentation and Images used are intend for explaining and/or providing visual interpretation to the abstract contents, for the viewer's understanding of the messages. Some images may contain copyrights from the original creators. It is agreed that no part of this document maybe reproduced or transmitted in any form or by any means.


Don't
Just Study
Think

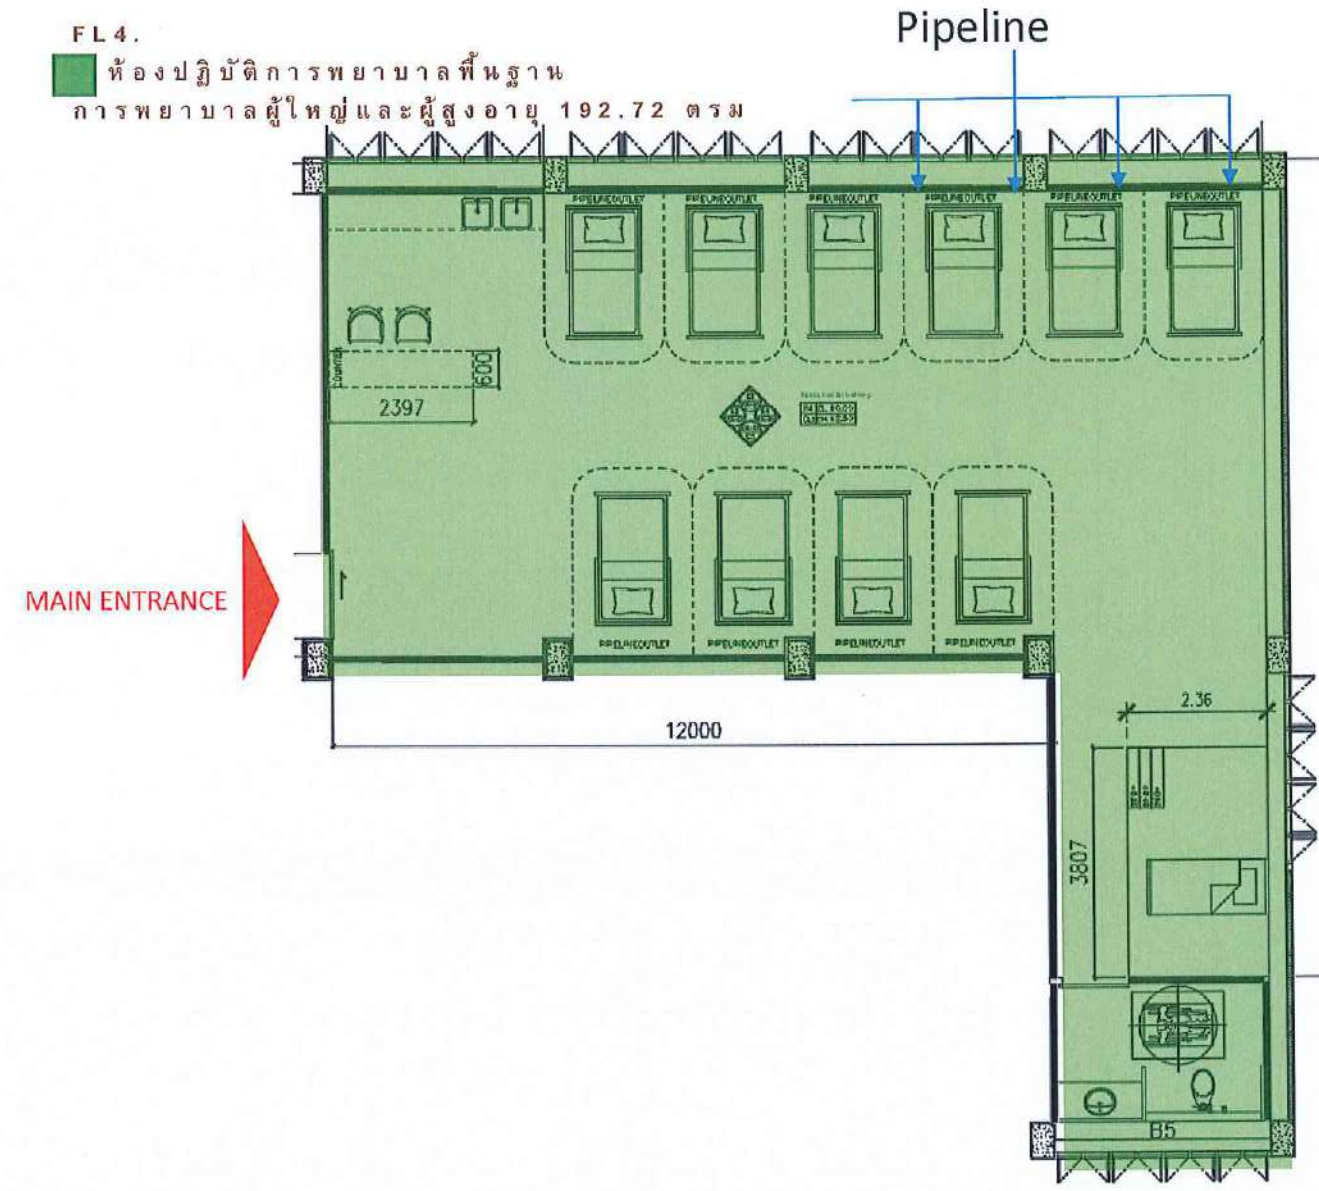

FURNITURE LAYOUT PLAN FL4.

All content and images are to be used exclusively for this presentation and images used are intend for explaining and/or providing visual interpretation to the abstract contents, for the viewer's understanding of the messages. Some images may contain copyrights from the original creators. It is agreed that no part of this document maybe reproduced or transmitted in any form or by any means.

Dimak
Kana Kollak
Ami

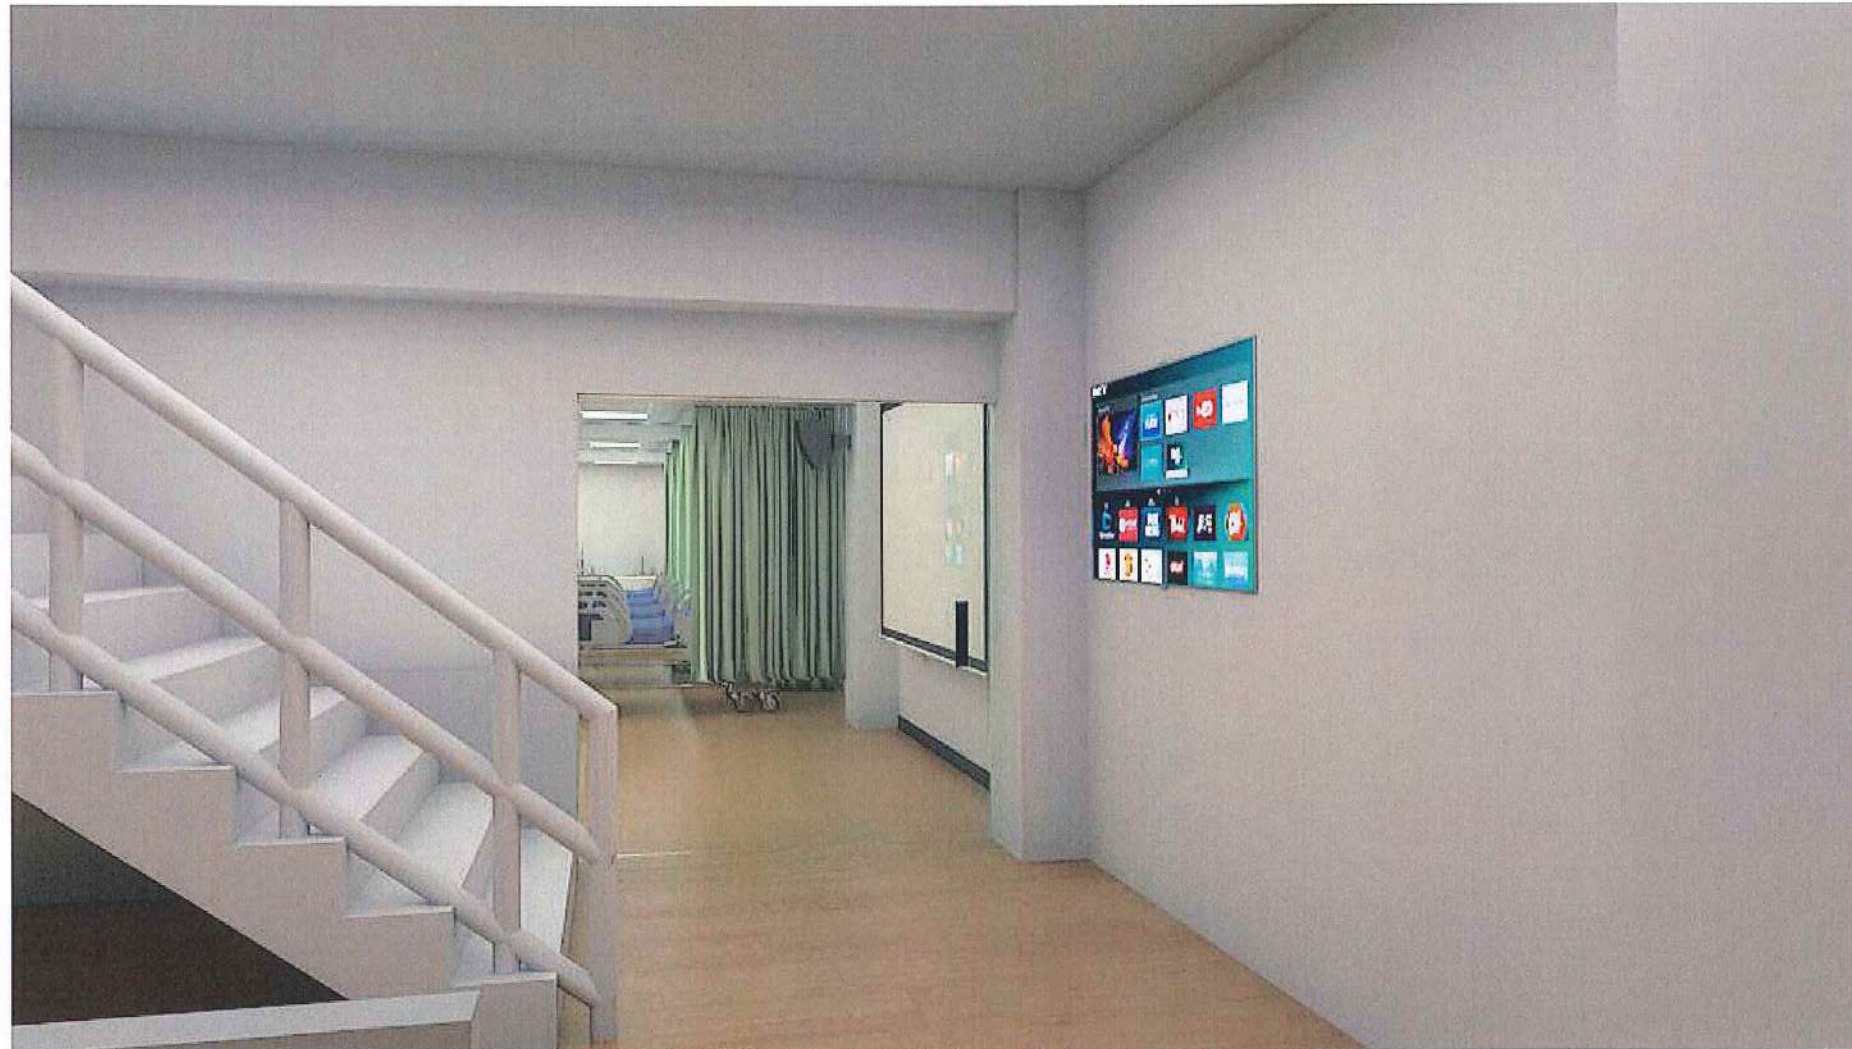

FUNDA FL4.

All content and images are to be used exclusively for this presentation and images used are intended for explaining and/or providing visual interpretation to the abstract contents, for the viewer's understanding of the messages. Some images may contain copyrights from the original creators. It is agreed that no part of this document may be reproduced or transmitted in any form or by any means.


Samir
for film
Amir



FUNDA FL4.

All content and images are to be used exclusively for this presentation and images used are intend for explaining and/or providing visual interpretation to the abstract contents, for the viewer's understanding of the messages. Some images may contain copyrights from the original creators. It is agreed that no part of this document maybe reproduced or transmitted in any form or by any means.

Design
Kasr 3/10/11
Omar.

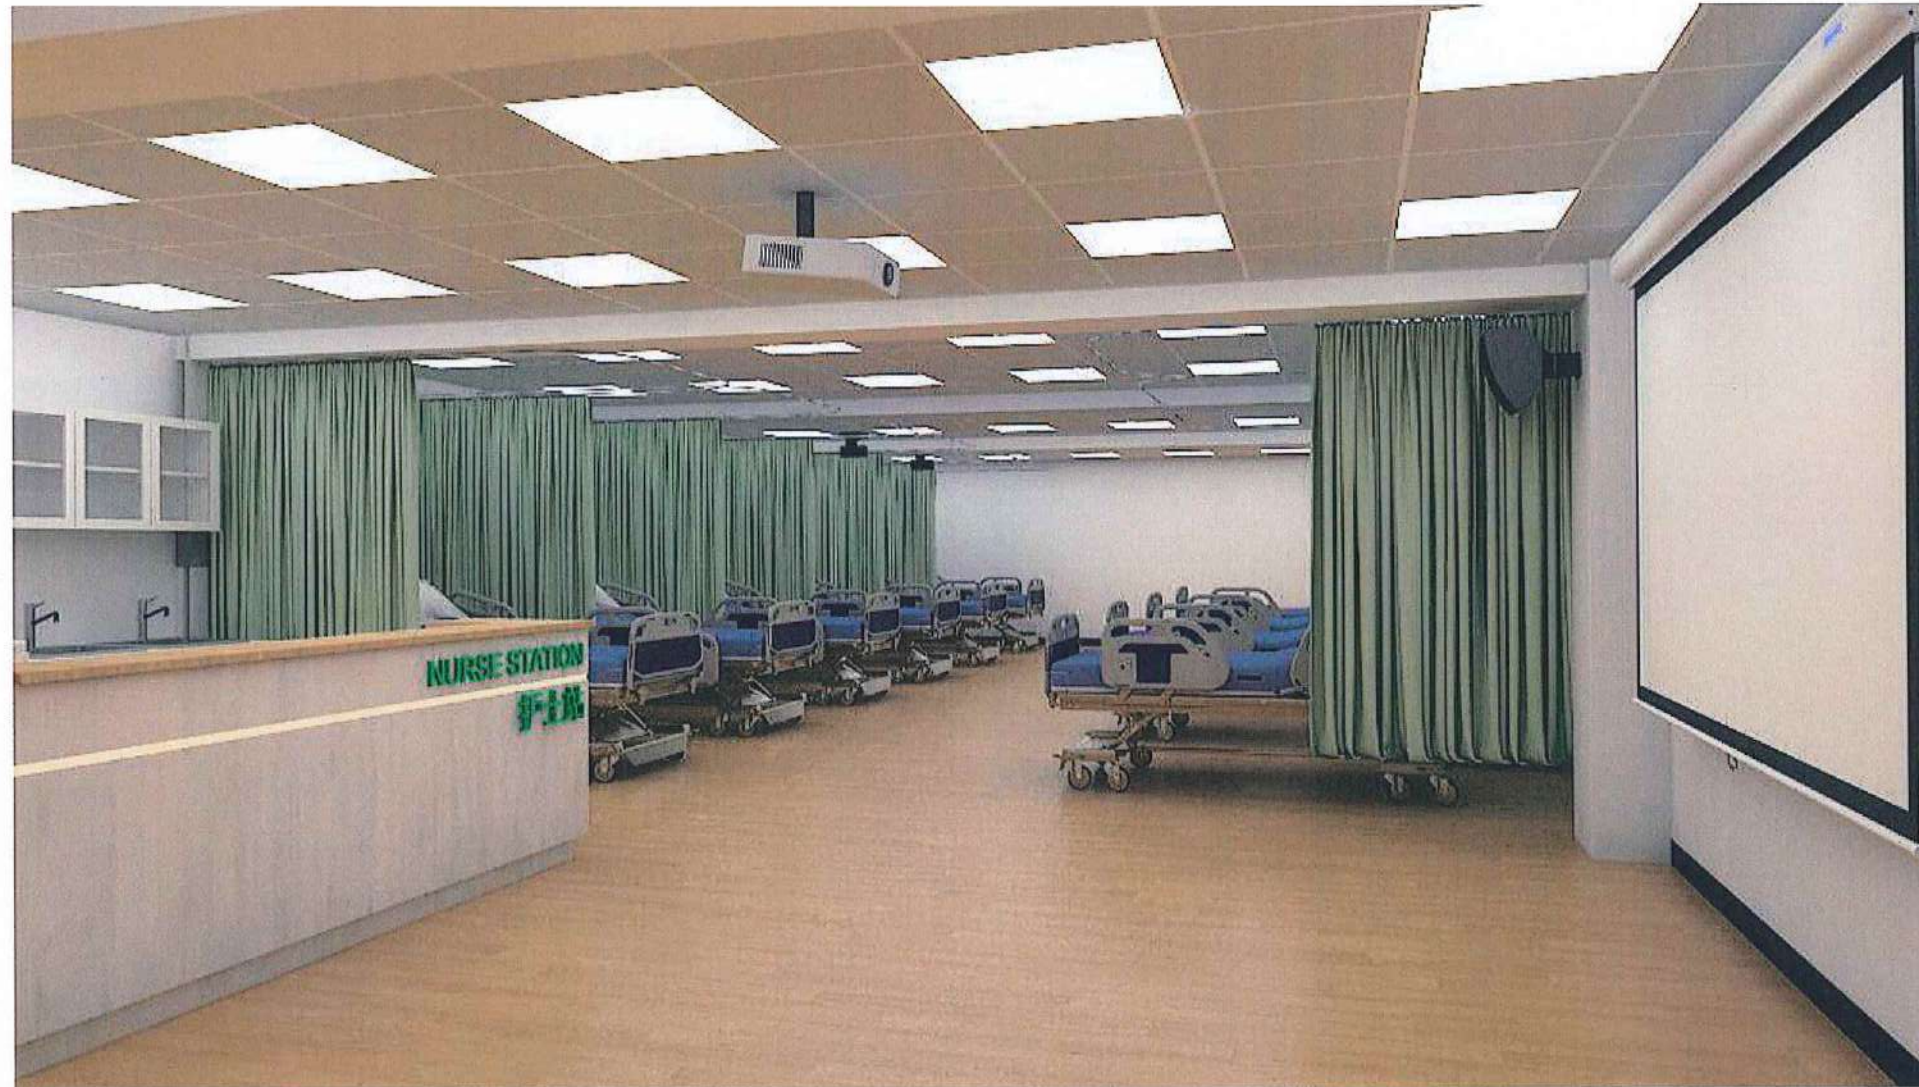

FUNDA FL4.

All content and images are to be used exclusively for this presentation and images used are intend for explaining and/or providing visual interpretation to the abstract contents, for the viewer's understanding of the messages. Some images may contain copyrights from the original creators. It is agreed that no part of this document maybe reproduced or transmitted in any form or by any means.

Handwritten signature in blue ink:
 Funda
 16/07/2021
 [Signature]




FUNDA FL4.

All content and images are to be used exclusively for this presentation and images used are intend for explaining and/or providing visual interpretation to the abstract contents, for the viewer's understanding of the messages. Some images may contain copyrights from the original creators. It is agreed that no part of this document maybe reproduced or transmitted in any form or by any means.

Don't
1657 76117
Xing

ห้องพยาบาลสุขภาพจิตและจิตเวช 83.00 ตรม
ห้องพยาบาลอนามัยชุมชน 83.10 ตรม
ห้องปฏิบัติการพยาบาลมารดาทารก และ การผดุงครรภ์ 78.60 ตรม
ห้องปฏิบัติการการพยาบาลเด็กและวัยรุ่น 86.86 ตรม

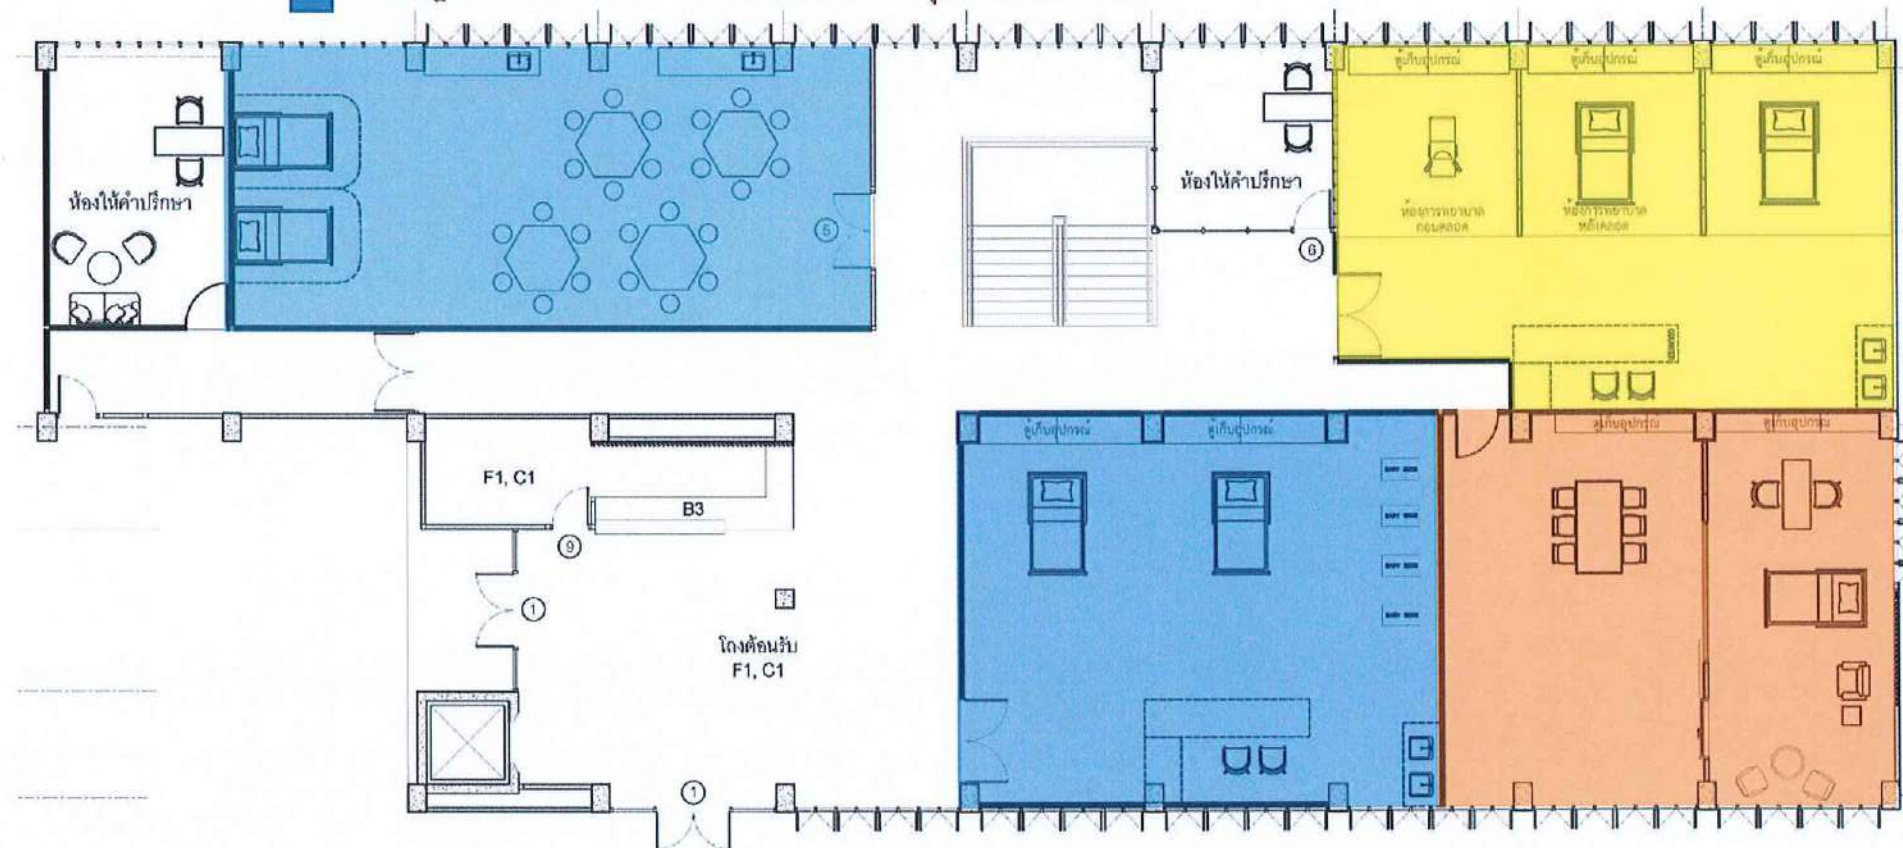


All content and images are to be used exclusively for this presentation and Images used are intend for explaining and/or providing visual interpretation to the abstract contents, for the viewer's understanding of the messages. Some images may contain copyrights from the original creators. It is agreed that no part of this document maybe reproduced or transmitted in any form or by any means.

[Handwritten signature]

FL5.

ห้องพยาบาลขนาดเล็กและจิตเวช 83.00 ตรม

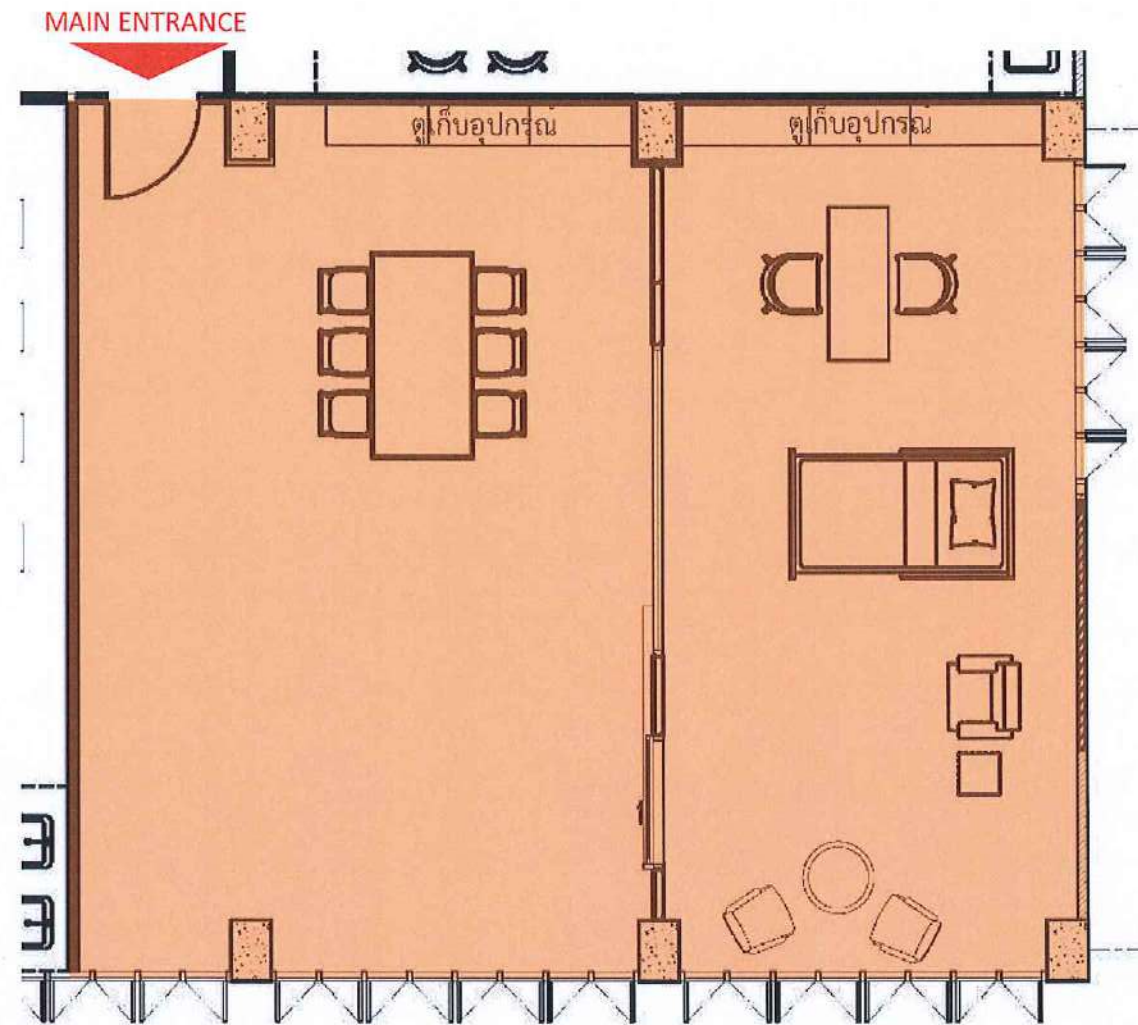

จิตเวช FL5.

All content and images are to be used exclusively for this presentation and images used are intend for explaining and/or providing visual interpretation to the abstract contents, for the viewer's understanding of the messages. Some images may contain copyrights from the original creators. It is agreed that no part of this document maybe reproduced or transmitted in any form or by any means.


Dr. S. S. S.
16/11/2561
S. S. S.



จิต 175 FL5.

All content and images are to be used exclusively for this presentation and images used are intend for explaining and/or providing visual interpretation to the abstract contents, for the viewer's understanding of the messages. Some images may contain copyrights from the original creators. It is agreed that no part of this document maybe reproduced or transmitted in any form or by any means.


Signature
Date 2/10/17
Mr.

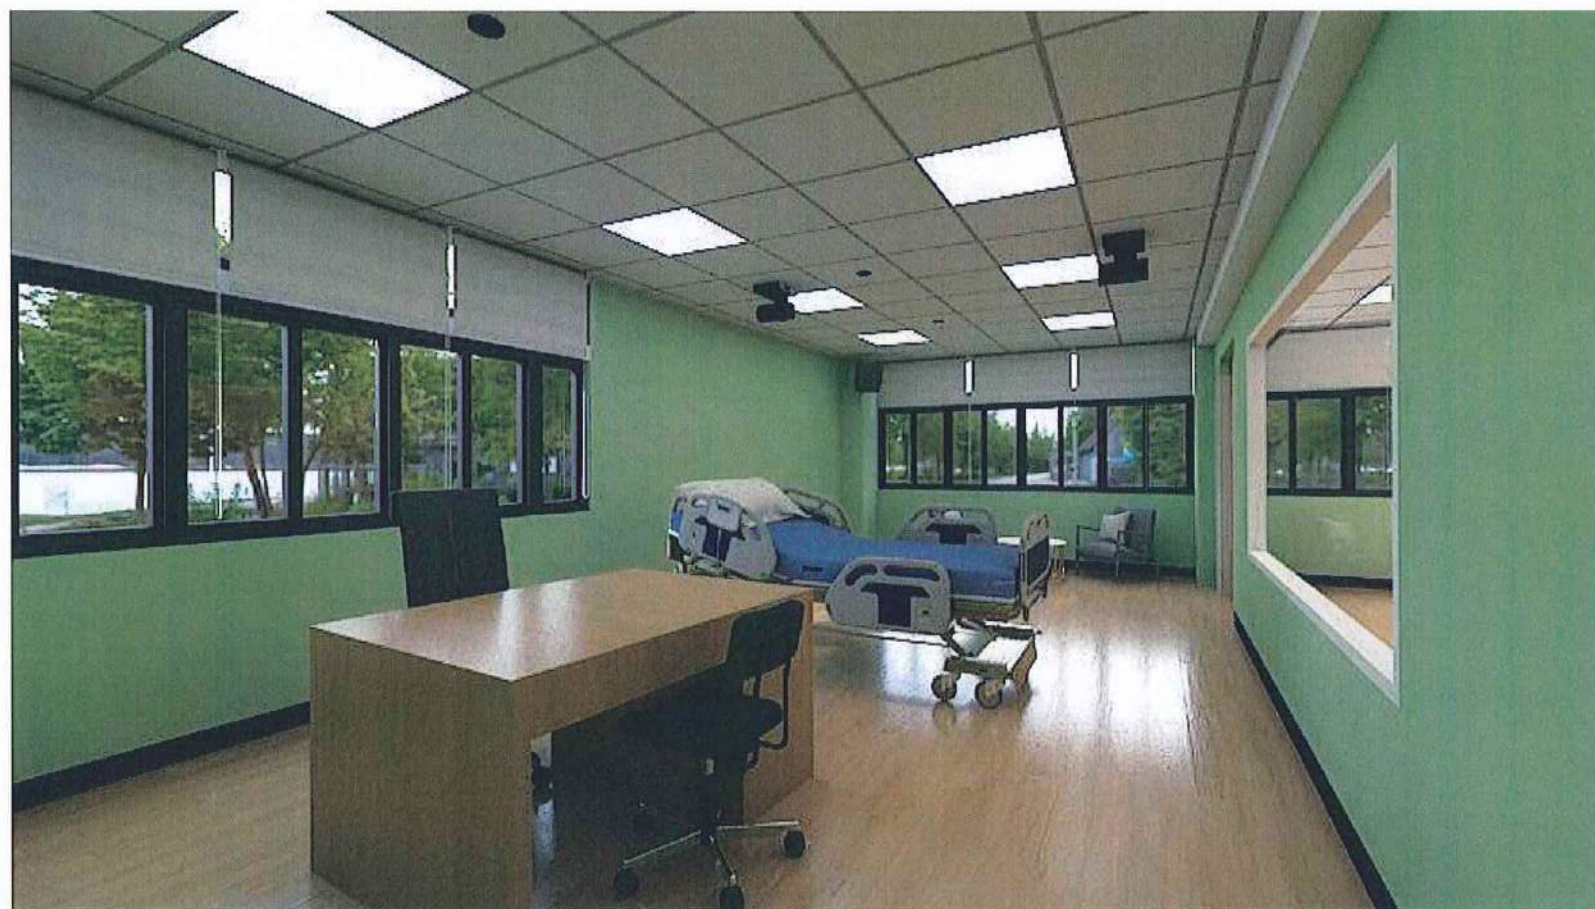

จิตรเวช FL5.

All content and images are to be used exclusively for this presentation and images used are intended for explaining and/or providing visual interpretation to the abstract contents, for the viewer's understanding of the messages. Some images may contain copyrights from the original creators. It is agreed that no part of this document may be reproduced or transmitted in any form or by any means.

Donat
สม งาม
Shir

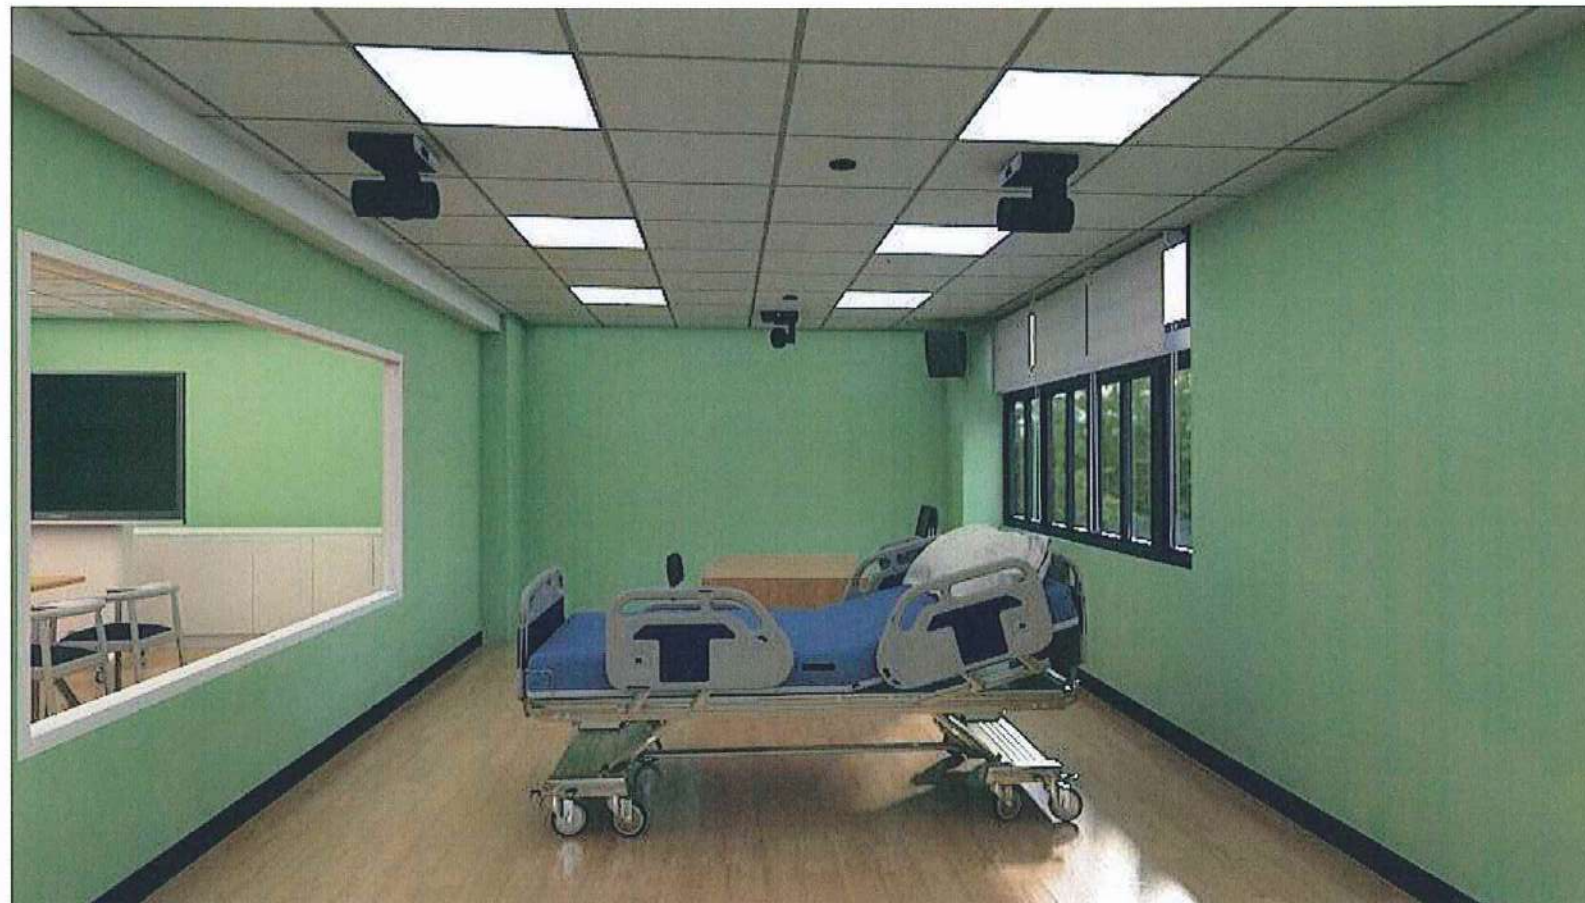


จิตเวช FL5.

All content and images are to be used exclusively for this presentation and Images used are intend for explaining and/or providing visual interpretation to the abstract contents, for the viewer's understanding of the messages. Some images may contain copyrights from the original creators. It is agreed that no part of this document maybe reproduced or transmitted in any form or by any means.

Dr. S. S. S.
S. S. S.
S. S. S.

ห้องปฏิบัติการพยาบาลมารดาทารก และ
การผดุงครรภ์ 78.60 ตรม

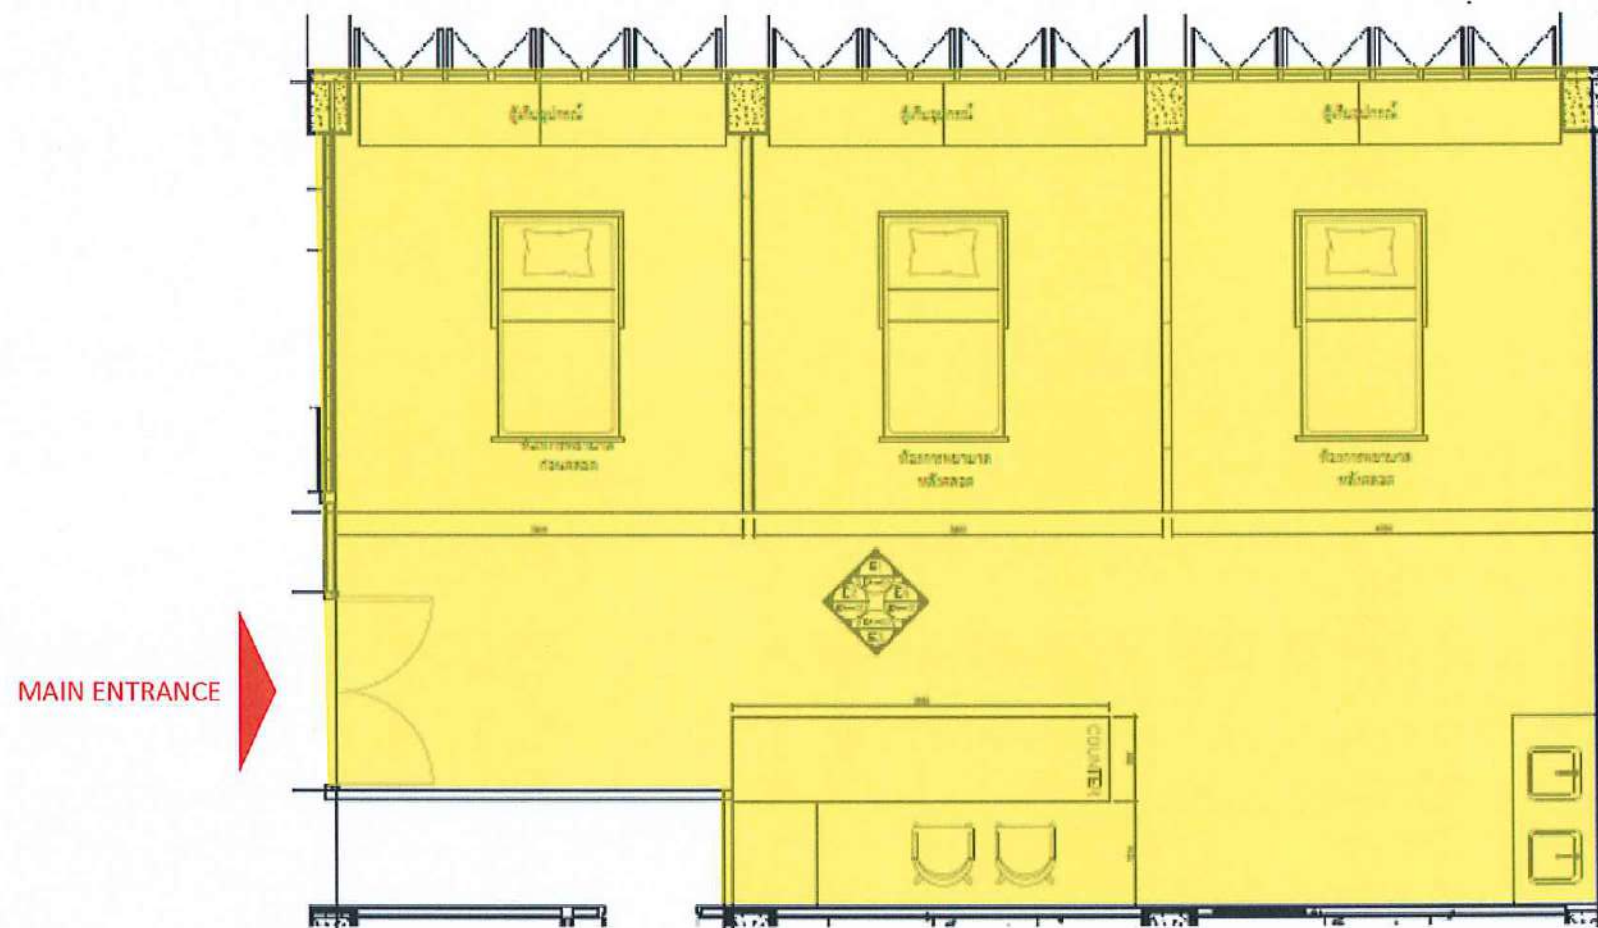

ชุด ตาราง FL5.

All content and Images are to be used exclusively for this presentation and Images used are intend for explaining and/or providing visual interpretation to the abstract contents, for the viewer's understanding of the messages. Some images may contain copyrights from the original creators. It is agreed that no part of this document maybe reproduced or transmitted in any form or by any means.

Handwritten signature and text in Thai script.



ชุด หอรถ FL5.

All content and images are to be used exclusively for this presentation and images used are intended for explaining and/or providing visual interpretation to the abstract contents, for the viewer's understanding of the messages. Some images may contain copyrights from the original creators. It is agreed that no part of this document may be reproduced or transmitted in any form or by any means.

Benjai
Kasorn
Omar




ชุดที่ ๓ กระจก FL5.

All content and images are to be used exclusively for this presentation and images used are intended for explaining and/or providing visual interpretation to the abstract contents, for the viewer's understanding of the messages. Some images may contain copyrights from the original creators. It is agreed that no part of this document may be reproduced or transmitted in any form or by any means.

Dr. I
Ass. Prof.
Dr.

ห้องปฏิบัติการการพยาบาลเด็กและ

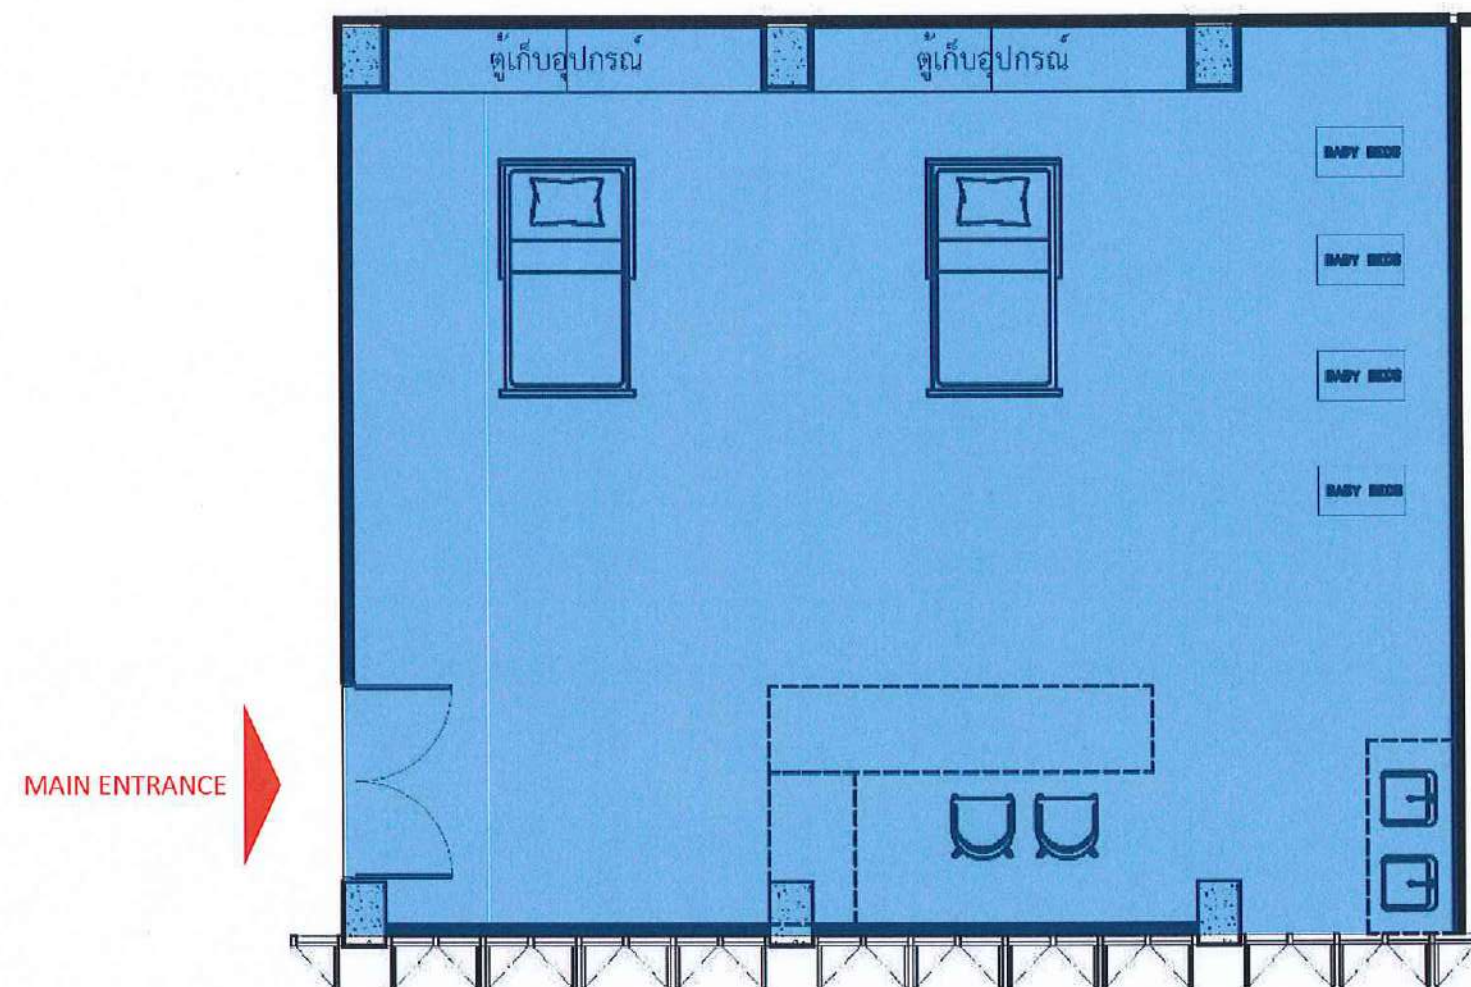

เด็กและวัยรุ่น FL5.

All content and images are to be used exclusively for this presentation and images used are intended for explaining and/or providing visual interpretation to the abstract contents, for the viewer's understanding of the messages. Some images may contain copyrights from the original creators. It is agreed that no part of this document may be reproduced or transmitted in any form or by any means.

Dr. J.
Kusorn
Jant




เด็กและวัยรุ่น FL5.

All content and images are to be used exclusively for this presentation and images used are intend for explaining and/or providing visual interpretation to the abstract contents, for the viewer's understanding of the messages. Some images may contain copyrights from the original creators. It is agreed that no part of this document maybe reproduced or transmitted in any form or by any means.

Don't
Just Start
Start.


ห้องพยาบาลอนามัยชุมชน 83.10 ตรม

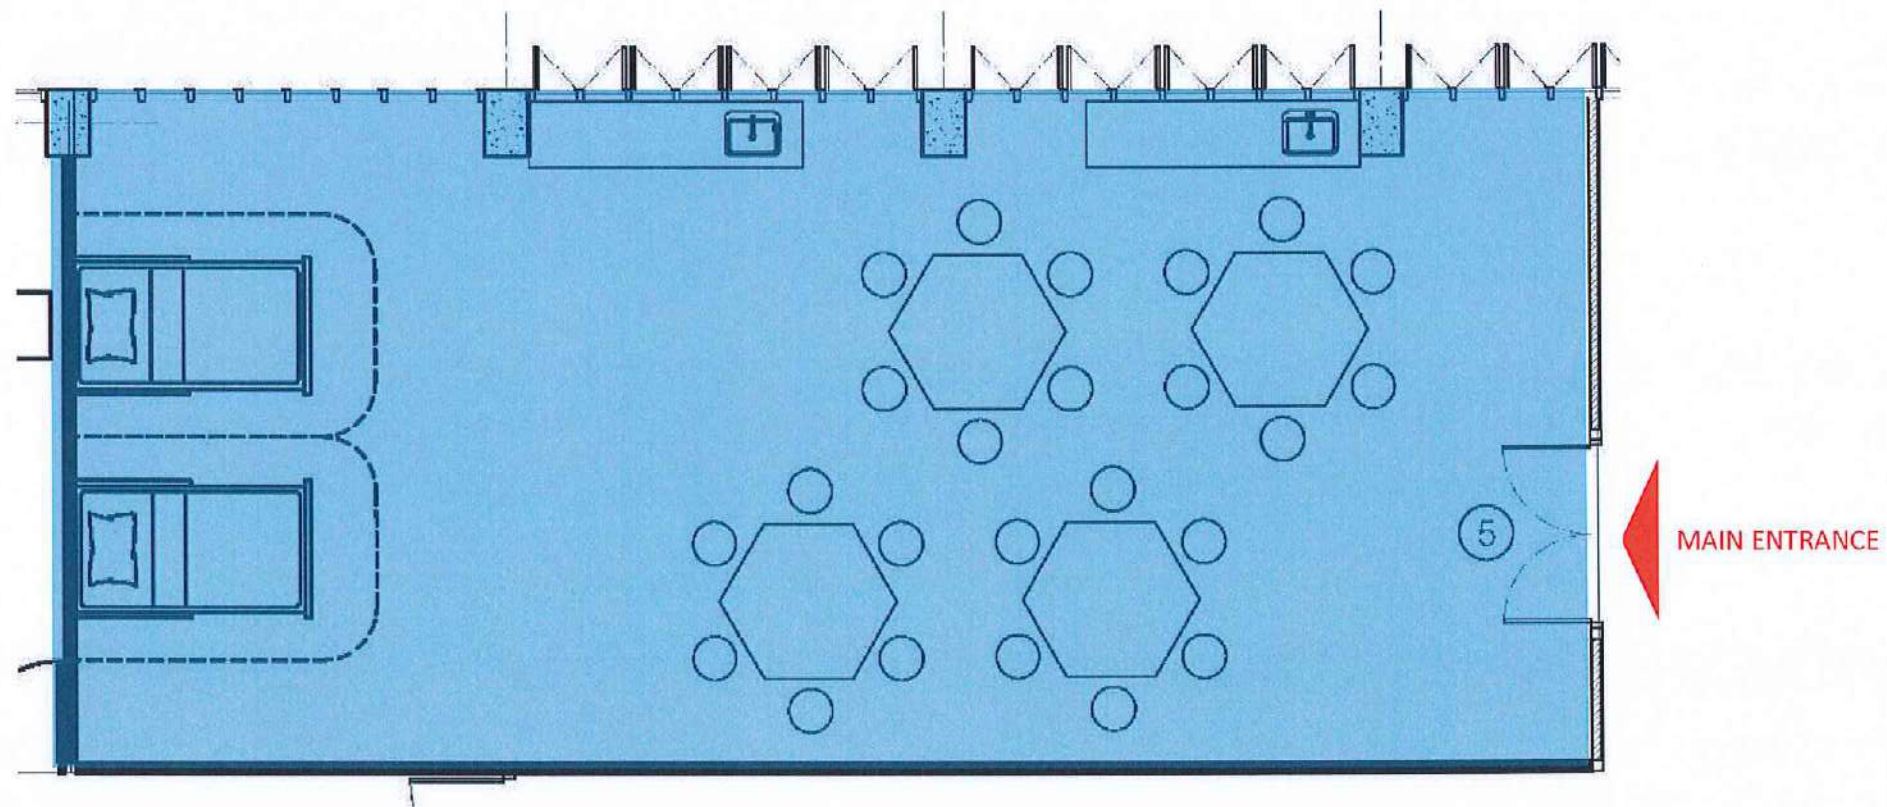

ชุมชน FL 5.

All content and images are to be used exclusively for this presentation and images used are intend for explaining and/or providing visual interpretation to the abstract contents, for the viewer's understanding of the messages. Some images may contain copyrights from the original creators. It is agreed that no part of this document maybe reproduced or transmitted in any form or by any means.

Handwritten signature and text in Thai script.

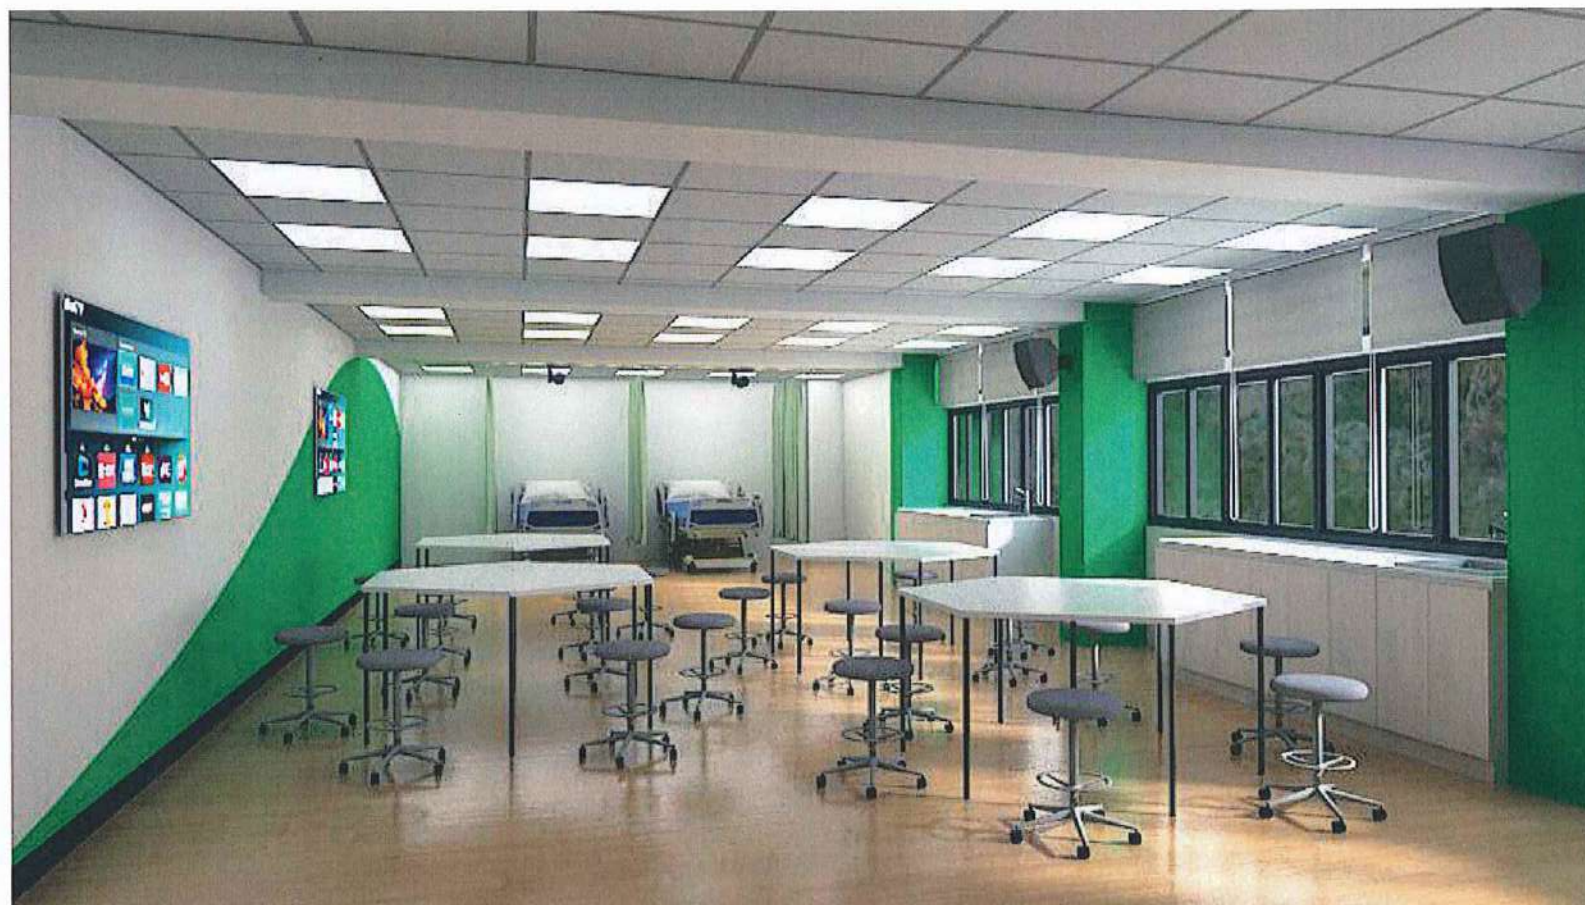

အမှတ် FL 5.

All content and images are to be used exclusively for this presentation and images used are intended for explaining and/or providing visual interpretation to the abstract contents, for the viewer's understanding of the messages. Some images may contain copyrights from the original creators. It is agreed that no part of this document may be reproduced or transmitted in any form or by any means.

အမှတ်
အမှတ်
အမှတ်

Handwritten signature and text in Arabic script.

All content and images are to be used exclusively for this presentation and images used are intended for explaining and/or providing visual interpretation to the abstract contents, for the viewer's understanding of the messages. Some images may contain copyrights from the original creators. It is agreed that no part of this document may be reproduced or transmitted in any form or by any means.

2024.11.15



2092
 Б Л П Р М У Ф Н К Л О С И Т Е Л У Ч И Д В О Р О В



FURNITURE LAYOUT PLAN FL6.

All content and images are to be used exclusively for this presentation and images used are intend for explaining and/or providing visual interpretation to the abstract contents, for the viewer's understanding of the messages. Some images may contain copyrights from the original creators. It is agreed that no part of this document

Handwritten signature: *James*



SIM ADULT FL6.

All content and images are to be used exclusively for this presentation and images used are intended for explaining and/or providing visual interpretation to the abstract contents, for the viewer's understanding of the messages. Some images may contain copyrights from the original creators. It is agreed that no part of this document may be reproduced or transmitted in any form or by any means.

Handwritten notes in blue ink, including a signature and the text 'KSA 32m'.



SIM ADULT FL6.

All content and images are to be used exclusively for this presentation and images used are intended for explaining and/or providing visual interpretation to the abstract contents, for the viewer's understanding of the messages. Some images may contain copyrights from the original creators. It is agreed that no part of this document may be reproduced or transmitted in any form or by any means.

Dr. J. Smith
Dr. J. Smith



FL 7.

All content and images are to be used exclusively for this presentation and images used are intended for explaining and/or providing visual information to the abstract contents, for the viewer's understanding of the messages. Some images may contain copyrights from the original creators. It is agreed that no part of this document maybe reproduced or transmitted in any form or by any means.


Dr.
 K. S. K.
 K. S. K.

Handwritten notes in blue ink:

بسم الله الرحمن الرحيم
Assalamu alaykum
Omar

All content and images are to be used exclusively for this presentation and images used are intended for explaining and/or providing visual interpretation to the abstract contents, for the viewer's understanding of the messages. Some images may contain copyrights from the original creators. It is agreed that no part of this document may be reproduced or transmitted in any form or by any means.

FURNITURE LAYOUT PLAN FL7.

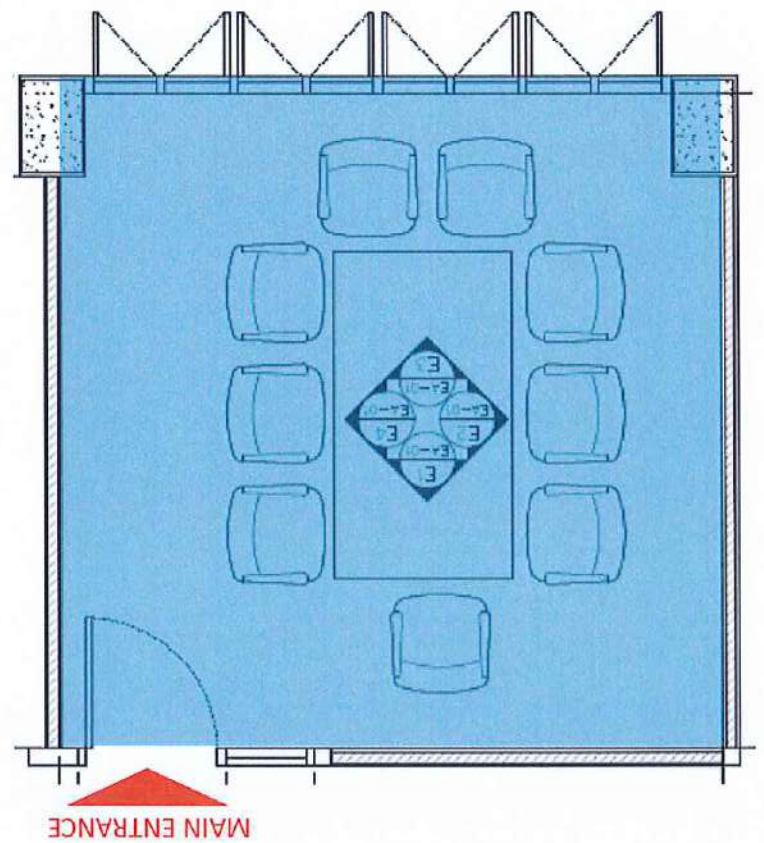

FL7
FURNITURE LAYOUT PLAN FL7



NO. 17. 8. 2017


All content and images are to be used exclusively for this presentation and images used are intended for explaining and/or providing visual interpretation to the abstract contents, for the viewer's understanding of the messages. Some images may contain copyrights from the original creators. It is agreed that no part of this document may be reproduced or transmitted in any form or by any means.

Handwritten signature and text in blue ink, including the name "Kasra Jafari" and a signature.


 Assn 3/21/21


All content and images are to be used exclusively for this presentation and images
 used are intend for explaining and/or providing visual interpretation to the abstract
 contents, for the viewer's understanding of the messages. Some images may contain
 copyrights from the original creators. It is agreed that no part of this document
 maybe reproduced or transmitted in any form or by any means.

FURNITURE LAYOUT PLAN FL7.

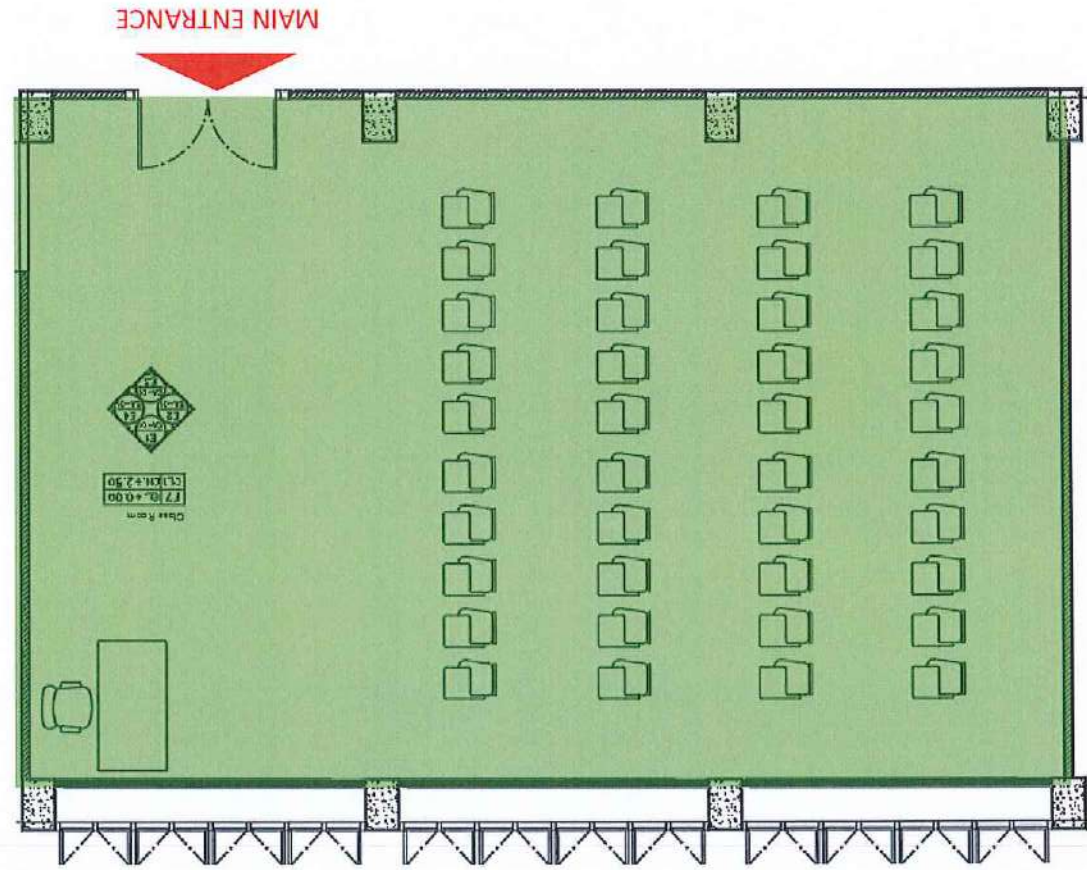

- FL7
 40 137 023



Modeling 60 m x 4 FL7.


All content and images are to be used exclusively for this presentation and images used are intend for explaining and/or providing visual interpretation to the abstract contents, for the viewer's understanding of the messages. Some images may contain copyrights from the original creator. It is agreed that no part of this document maybe reproduced or transmitted in any form or by any means.

Dr. J. S. S. S.
K. S. S. S.
K. S. S. S.


3/23/20
 Assn 3/23/20
 Omer

All content and images are to be used exclusively for this presentation and images
 used are intended for explaining and/or providing visual interpretation to the abstract
 contents, for the viewer's understanding of the messages. Some images may contain
 copyrights from the original creators. It is agreed that no part of this document
 may be reproduced or transmitted in any form or by any means.

FURNITURE LAYOUT PLAN FL7.

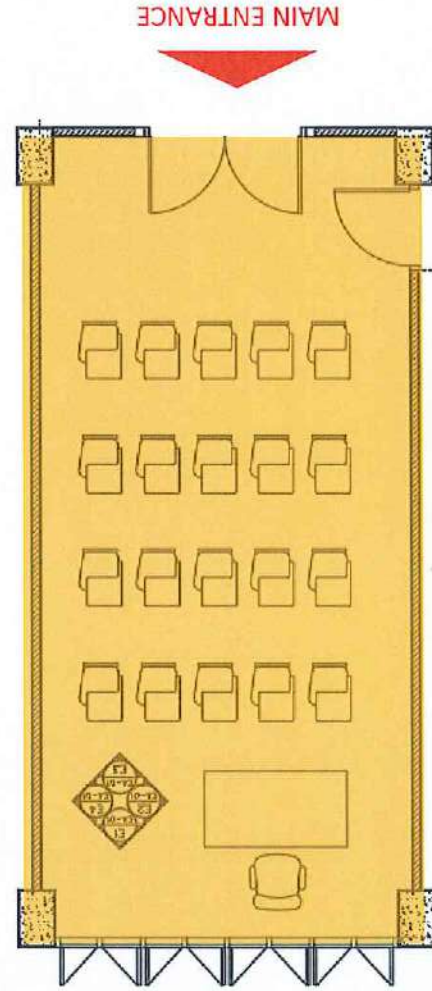

20 15 10 5 0 5 10 15 20 25 30 35 40 45 50 55 60 65 70 75 80 85 90 95 100

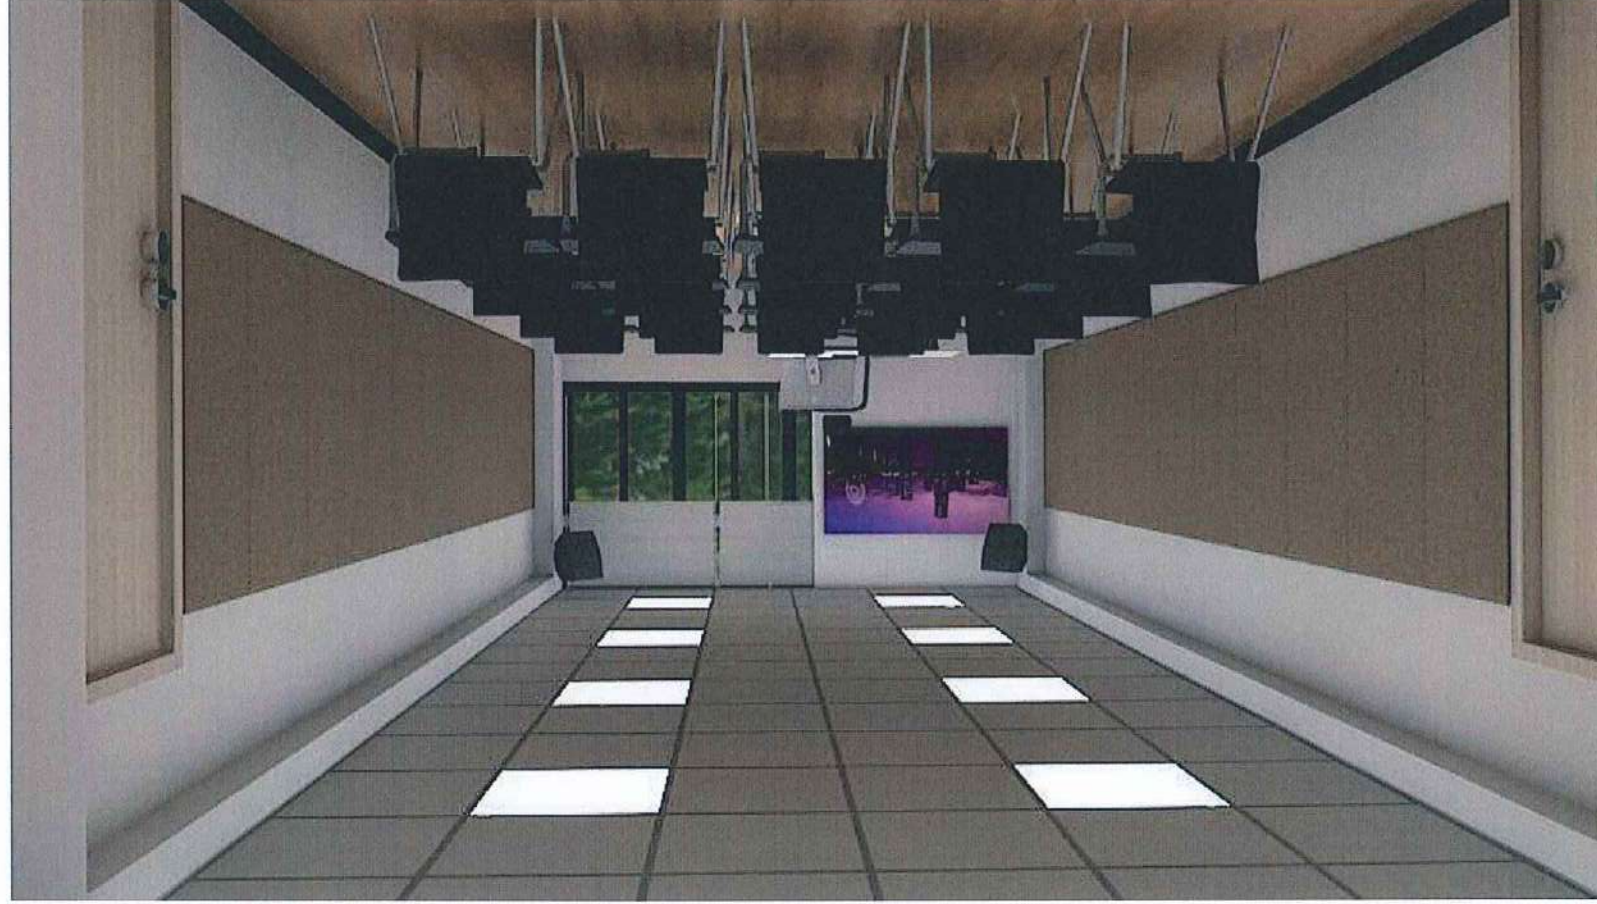

W B 1 3 U W U B U 2 0 M H 4 F L 7 .

All content and images are to be used exclusively for this presentation and images
used are intended for explaining and/or providing visual interpretation to the abstract
contents, for the viewer's understanding of the messages. Some images may contain
copyrights from the original creators. It is agreed that no part of this document
may be reproduced or transmitted in any form or by any means.

Amir
Khan Khan
Amir



W0118UW000 20 W184 FL7.

All content and images are to be used exclusively for this presentation and images
used are intend for explaining and/or providing visual interpretation to the abstract
contents, for the viewer's understanding of the messages. Some images may contain
copyrights from the original creators. It is agreed that no part of this document
maybe reproduced or transmitted in any form or by any means.


Amir
Kasra
Dana



MAINTENANCE 20 MAY FL7.

All content and images are to be used exclusively for this presentation and images used are intended for explaining and/or providing visual interpretation to the abstract contents, for the viewer's understanding of the messages. Some images may contain copyrights from the original creators. It is agreed that no part of this document maybe reproduced or transmitted in any form or by any means.

Amr
Khalil

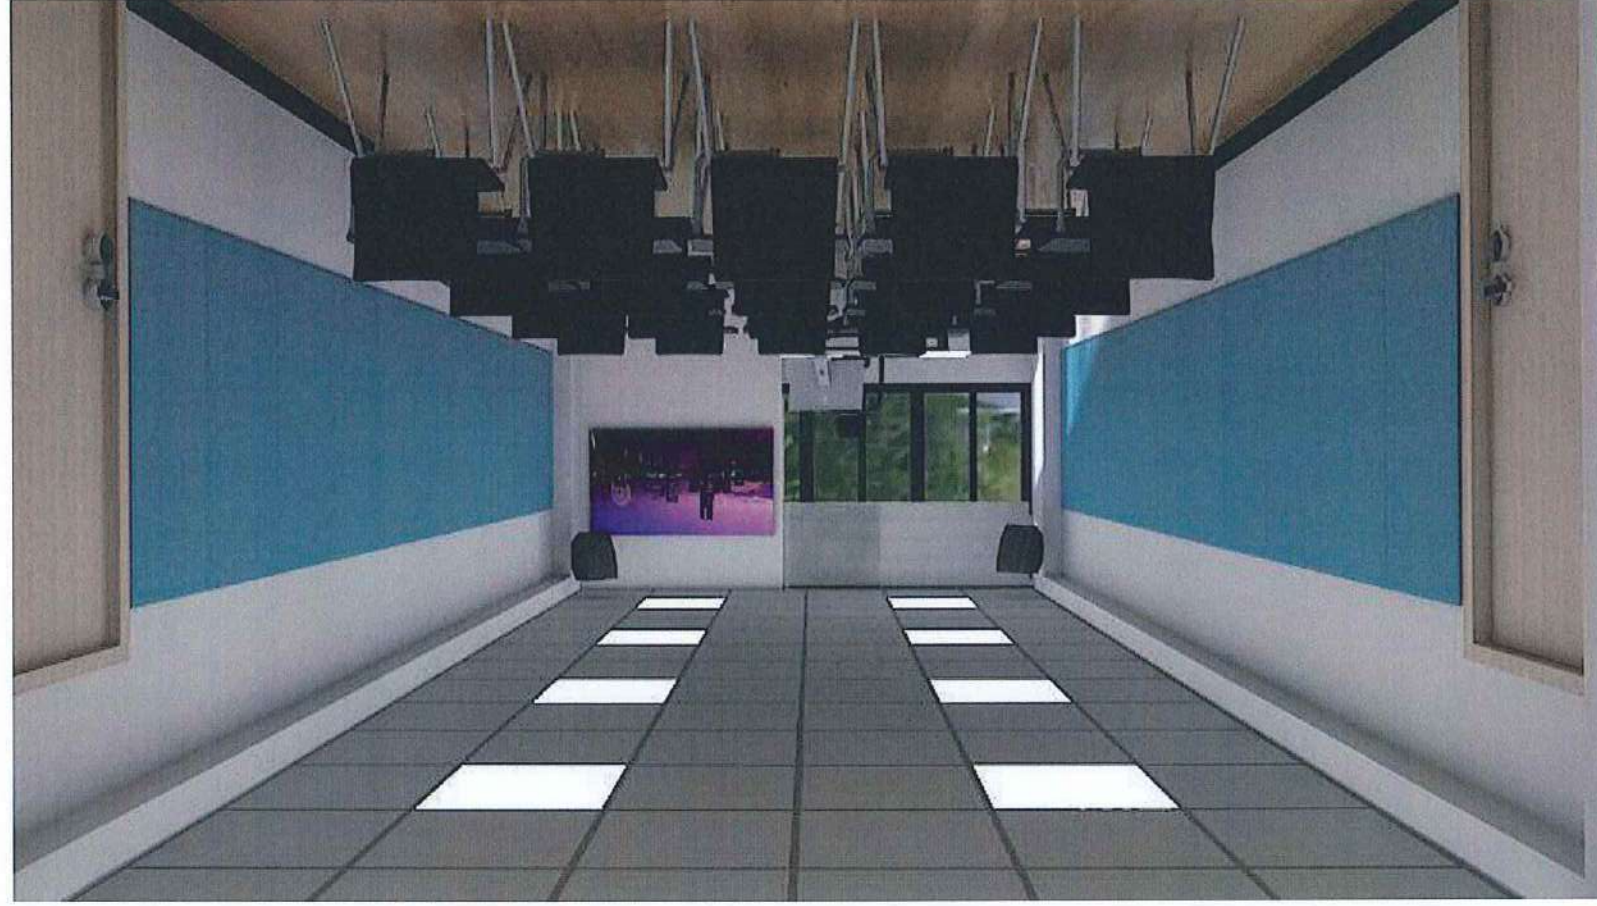

Навигатор 20 мая 17.

All content and images are to be used exclusively for this presentation and images
used are intended for explaining and/or providing visual interpretation to the abstract
contents, for the viewer's understanding of the messages. Some images may contain
copyrights from the original creators. It is agreed that no part of this document
maybe reproduced or transmitted in any form or by any means.

Данил
Александр
Ольга

Date : 20/10/2568

FOR BIDDING

มหาวิทยาลัยราชภัฏนครสวรรค์

คณะพยาบาลศาสตร์


โครงการพัฒนาระบบงานเอกสารทางการแพทย์และเภสัชกรรม
โรงพยาบาลราชภัฏนครสวรรค์

สม. งาม
Korn Nam


[illegible]

PROJECT :		งานปรับปรุงอาคาร คณะพยาบาลศาสตร์ มหาวิทยาลัยราชภัฏวชิรสุราษฎร์ธานี	
ASSOCIATE ENGINEER :		สุวิมล วัฒนศิริกุล ภู-ธณ 21677	
ARCHITECTS :		สุวิมล วัฒนศิริกุล ภู-ธณ 21677	
INTERIOR DESIGNER :			
ELECTRICAL ENGINEER :		สุวิมล วัฒนศิริกุล ภู-ธณ 46872	
DRAWING BY :		สุวิมล วัฒนศิริกุล ภู-ธณ 46872	
REVISION		CHECKED	DATE
CUSTOMER :		กรมส่งเสริมการค้าระหว่างประเทศ	
DRAWING TITLE :			
ผังตำแหน่งอาคาร			
DRAWING No.		STAUTA :	
CHECKED BY :		APPROVED BY :	
A1.01		DATE : 20.10.2568	

- ผังตำแหน่งอาคาร
- SCALE 1:125
1. อาคารเรียน 1
2. อาคารเรียน 2
3. อาคารเรียน 3
4. อาคารเรียน 4
5. อาคารเรียน 5
6. อาคารเรียน 6 อาคารสหวิทยาเขต
7. อาคารเรียน 7
8. อาคาร 8
9. อาคารเรียน 9 คณะศึกษาศาสตร์
10. อาคารเรียนรวม 6 ชั้น
11. อาคารเรียน คณะเทคโนโลยีการเกษตรและ
- เทคโนโลยี อุตสาหกรรมเกษตรกรรม
12. อาคารเรียนรวม 4 ชั้น
13. อาคารเรียนรวม
14. อาคารเรียนรวม
15. อาคารเรียนรวม 80 พรรษา
- 5 ธันวาคม 2550
16. อาคารเรียนศิลปะ
17. อาคารเรียนรวม 4 ชั้น
18. หอประชุม
19. หอประชุม
20. โรงเรียนรวม 4 ชั้น
21. อาคารเรียนรวม
22. โรงรถ
23. อาคารเรียนรวม
24. อาคารศิลปะ
25. กองพัฒนามหาวิทยาลัย
26. กองพัฒนาระบบ
27. อาคารเรียนรวม
28. อาคารเรียนรวม
29. อาคารเรียนรวม
30. อาคารเรียนรวม (งานบริหารงานปกครอง)
31. อาคารเรียนรวม
32. อาคารเรียนรวม
33. อาคารเรียนรวม
34. อาคารเรียนรวม
35. อาคารเรียนรวม

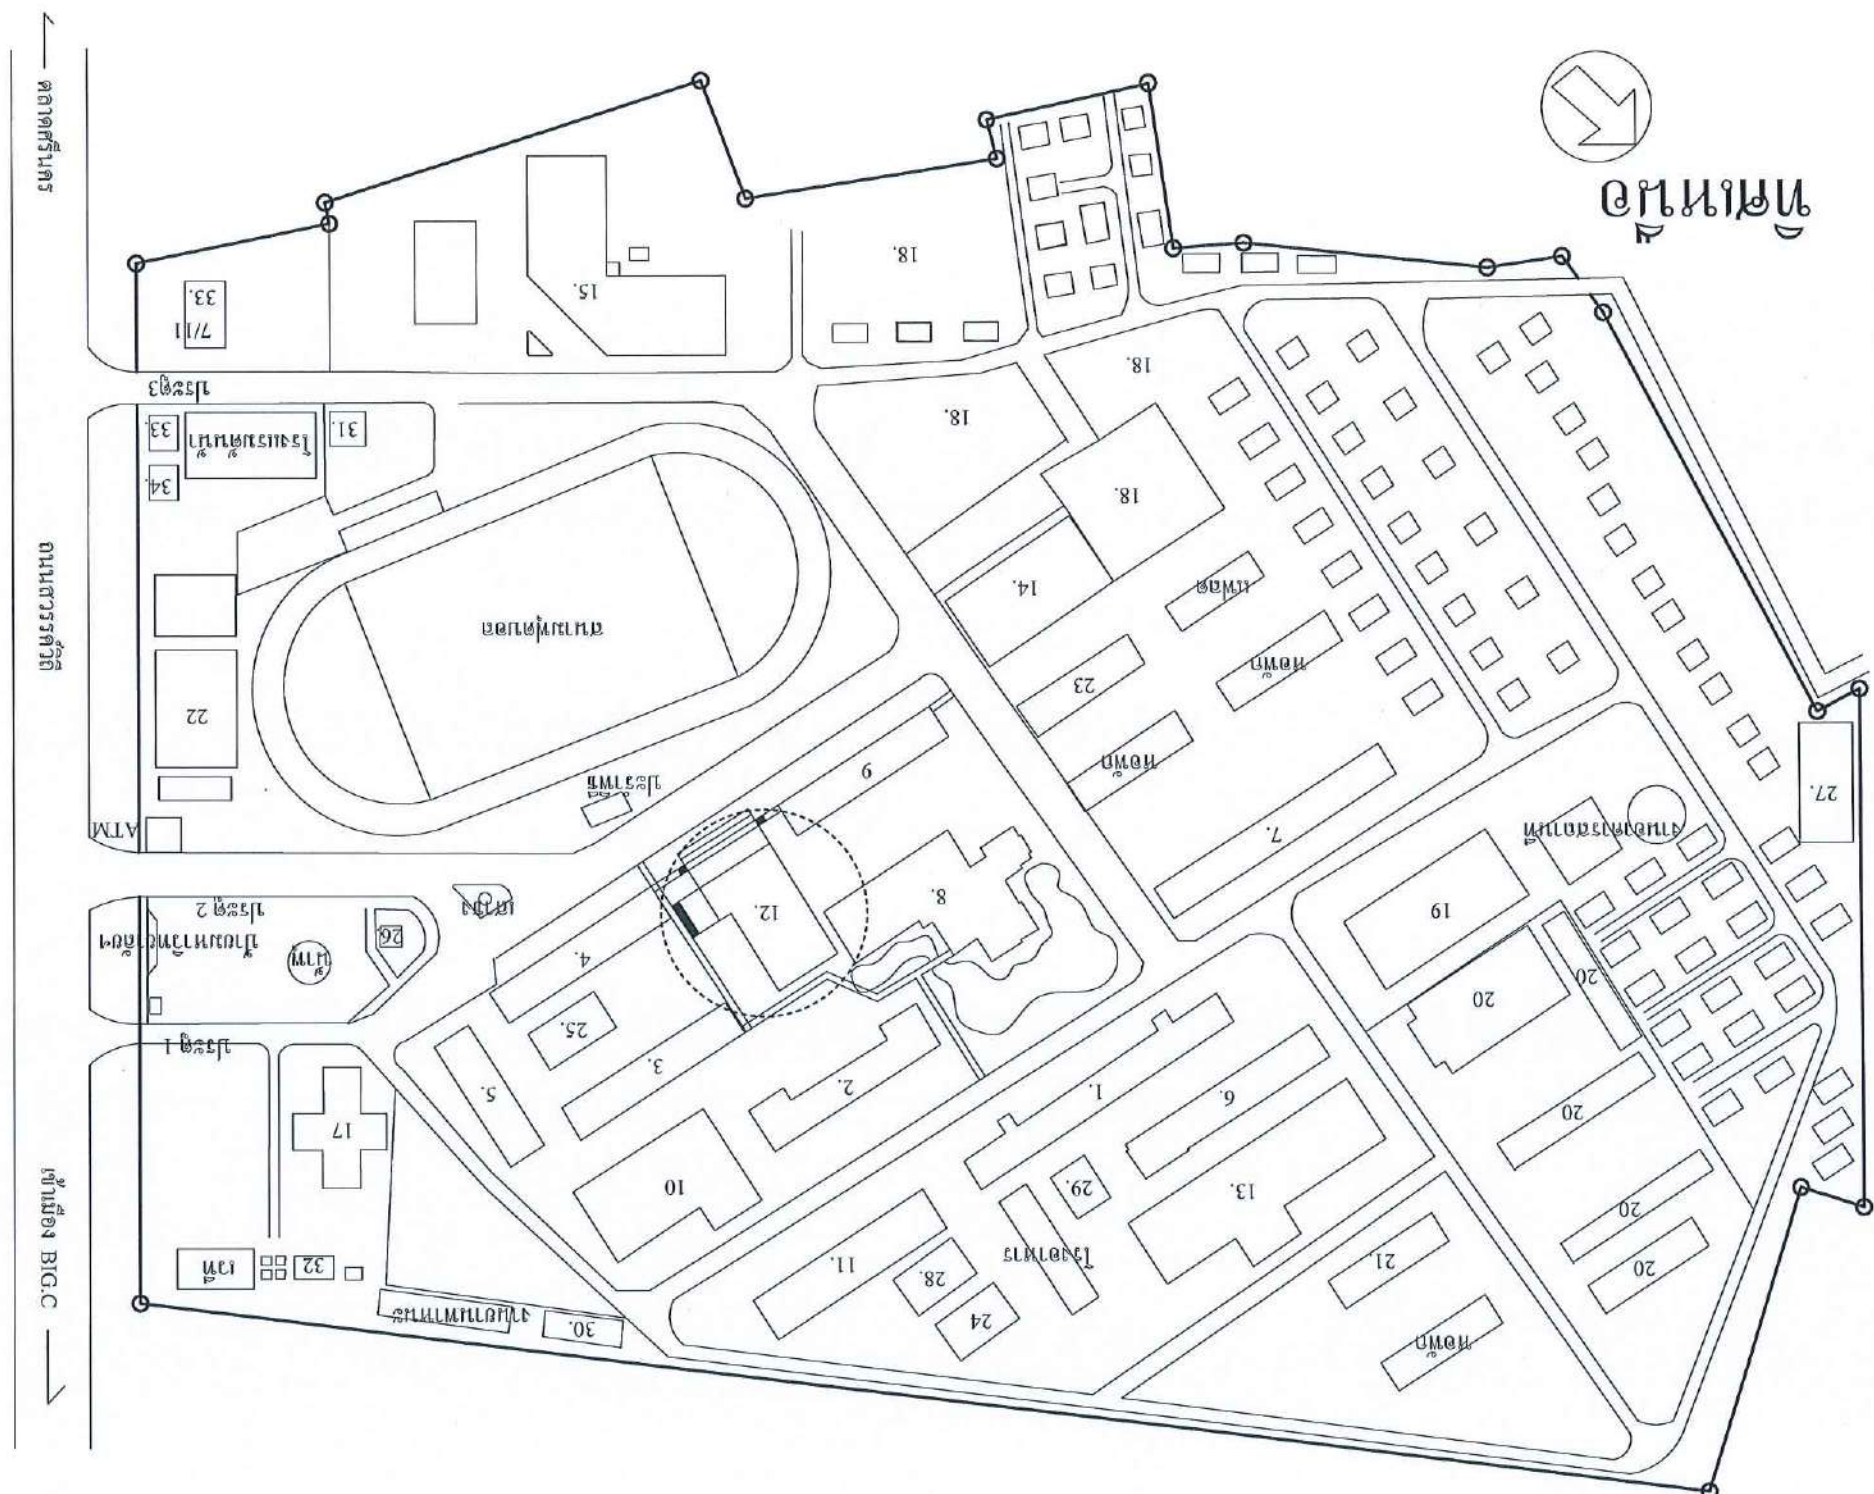

Handwritten notes and signatures at the top of the page.

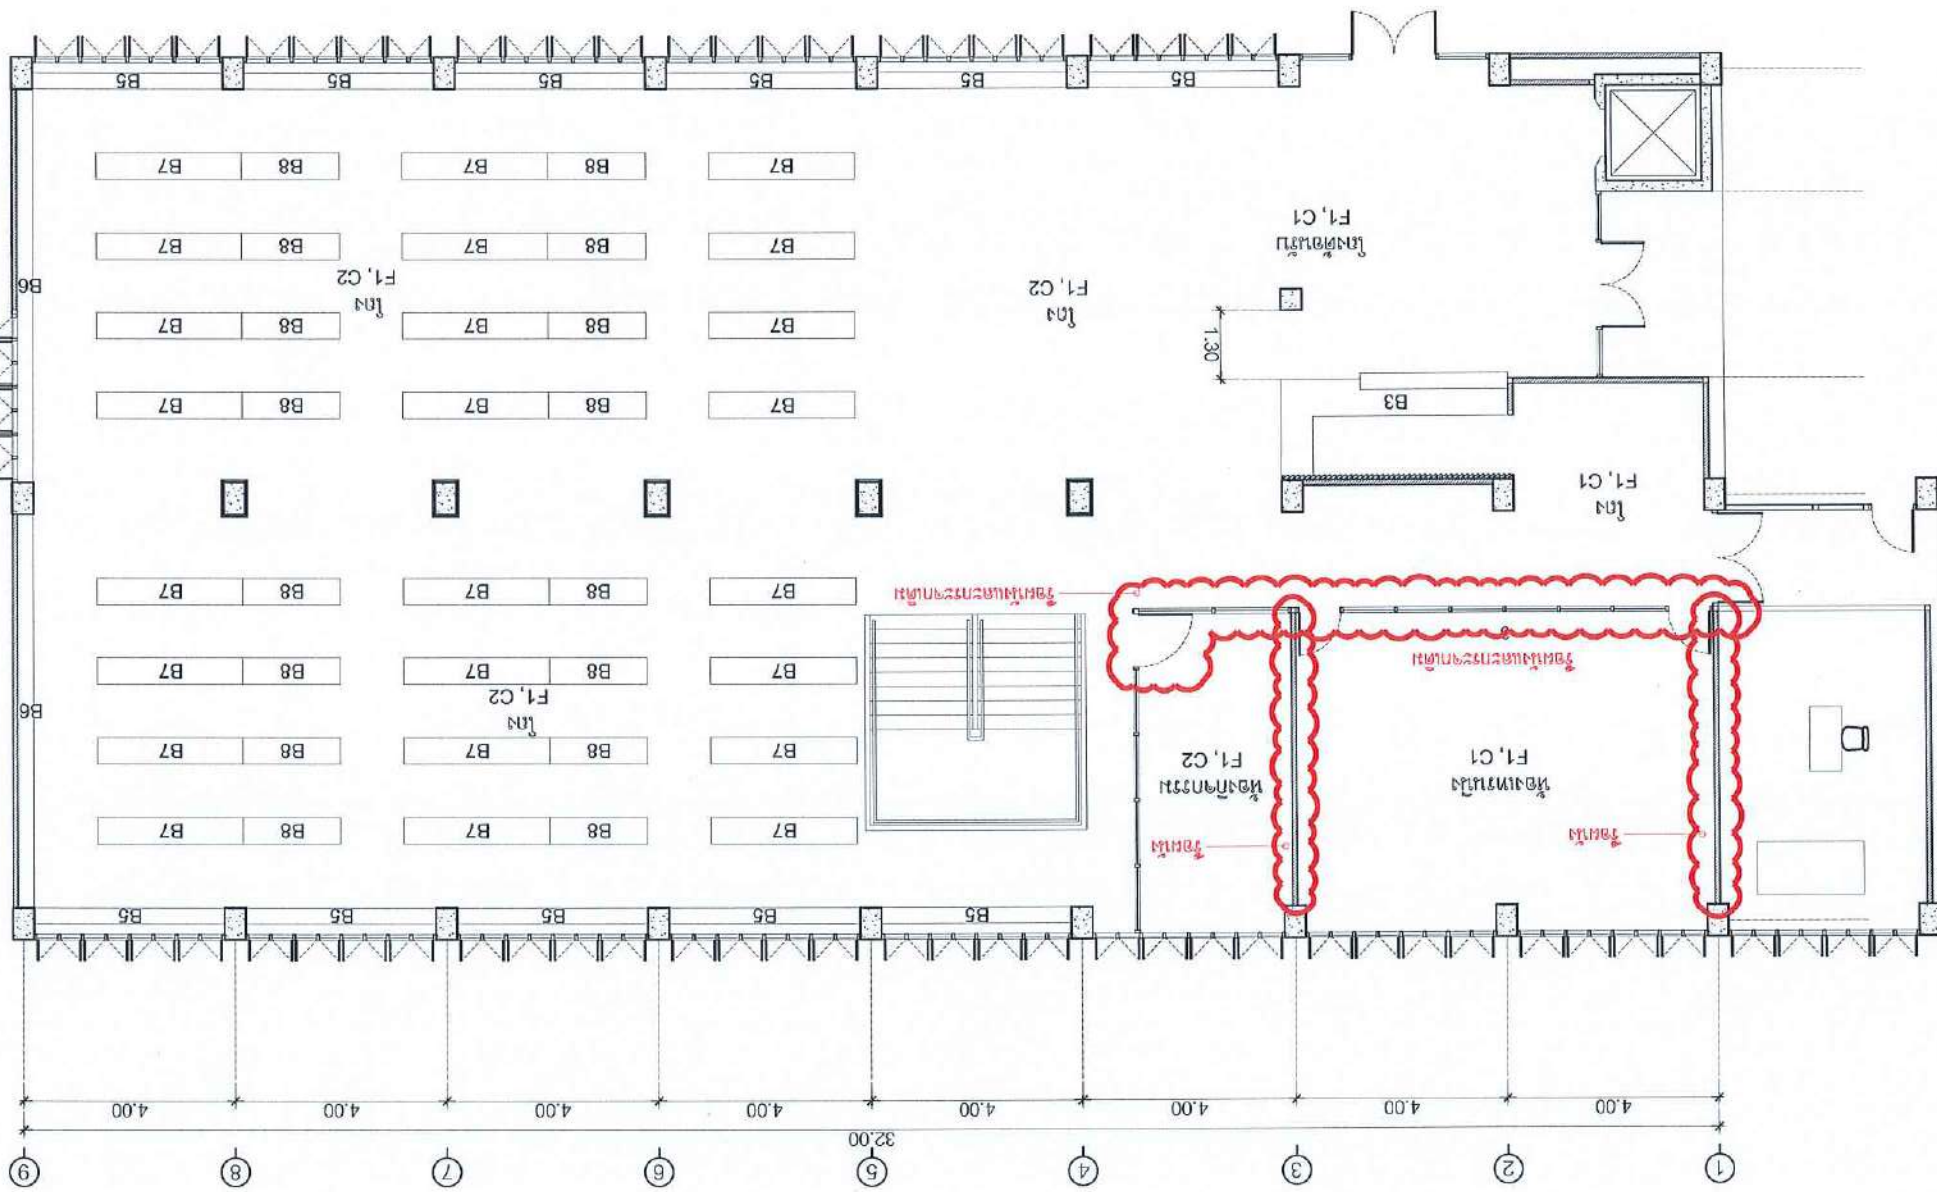


Vertical dimensions on the right side of the plan:
A-B: 16.00
B-C: 8.00
B-D: 2.20
D-E: 2.10
E-F: 5.90
F-G: 8.00
G-H: 2.30
H-I: 3.50

SCALE 1:125
แปลนระดับ 3

PROJECT :		
งานปรับปรุงอาคาร คณะแพทยศาสตร์ มหาวิทยาลัยเชียงใหม่		
ASSOCIATE ENGINEER :		
ผู้ชำนาญการ หน่วยงาน 63152		
ASSOCIATE ARCHITECTS :		
ทศพร อรรถสิทธิ์กุล 0-80-20411		
ARCHITECTS :		
ทีมออกแบบ 0-80-21677		
INTERIOR DESIGNER :		
ELECTRICAL ENGINEER :		
ผู้ชำนาญการ 46872		
DRAWING BY :		
ทีมออกแบบ		
REVISION		
DATE	CHECKED	
CUSTOMER :		
DRAWING TITLE :		
แปลนระดับ 3		
DRAWING No.		
A1.03		
CHECKED BY :		
APPROVED BY :		
DATE : 20.10.2568		

Handwritten signature and initials in blue ink.


SCALE 1:125
แปลนโรงจอดรถ 4

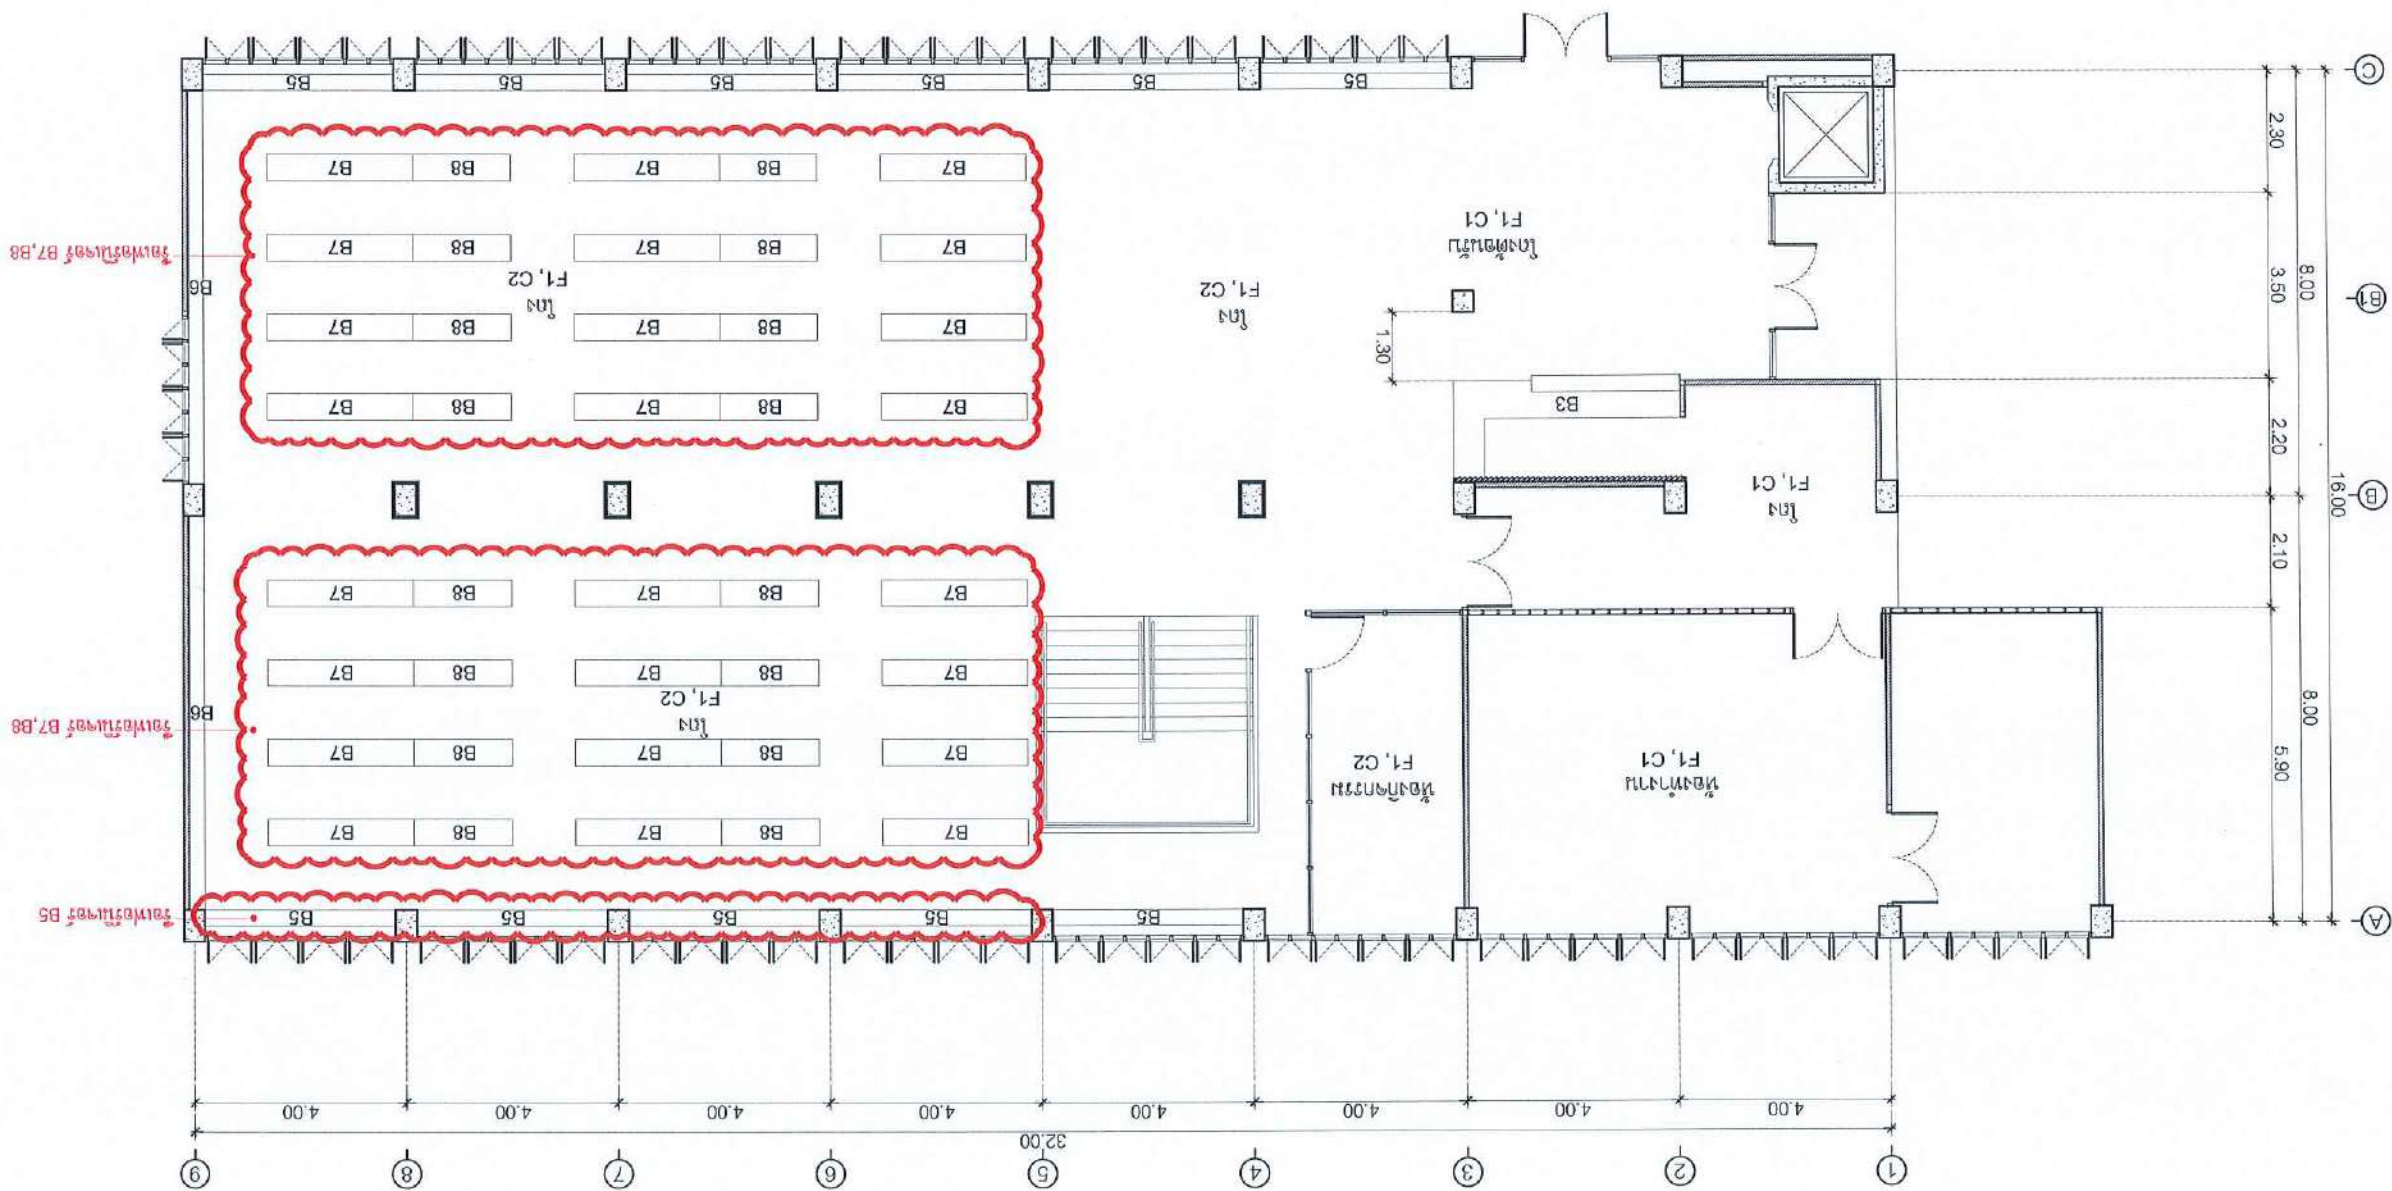

PROJECT :		งานแปลนโรงจอดรถ 4	
ARCHITECTS :		บริษัท สถาปัตย์ 21677	
ASSOCIATE ARCHITECTS :		สถาปนิก 20411	
ASSOCIATE ENGINEER :		สถาปนิก 63152	
DRAWING BY :		สถาปนิก 46872	
ELECTRICAL ENGINEER :			
REVISION		CHECKED	DATE
CUSTOMER :			
DRAWING TITLE :			
แปลนโรงจอดรถ 4			
DRAFTING No.		STAUTA :	
CHECKED BY :		APPROVED BY :	
DATE : 20.10.2568		A1.04	

Handwritten notes and signatures at the top of the page.


SCALE 1:125
แปลนโรงจอดรถชั้น 6

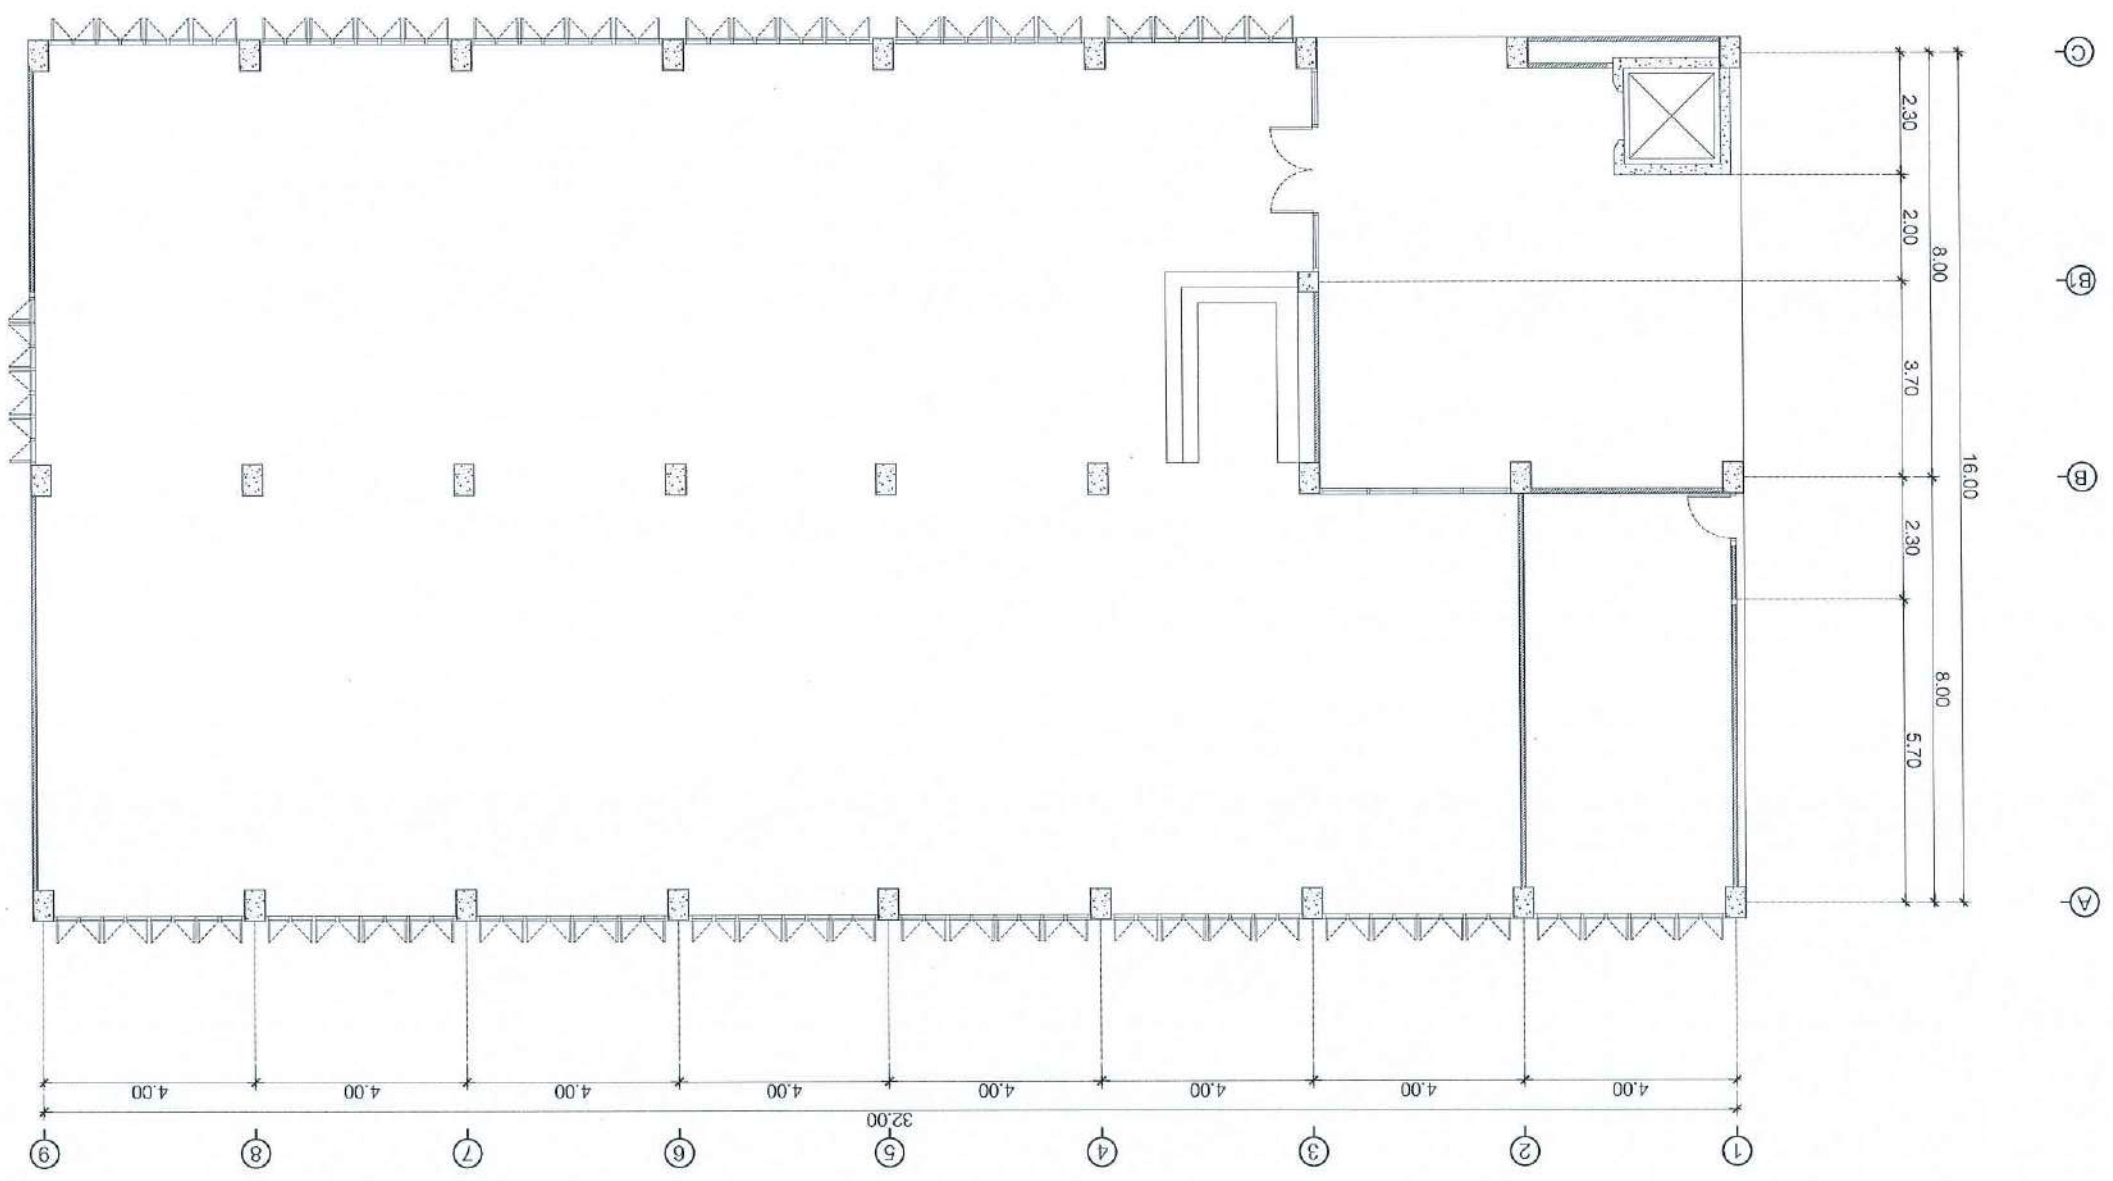

PROJECT :			งานปรับปรุงอาคาร คณะแพทยศาสตร์ มหาวิทยาลัยเชียงใหม่		
ASSOCIATE ENGINEER :			ชำนาญการ น.ร. 63152		
ASSOCIATE ARCHITECTS :			ทพ.ธรรมศักดิ์ น.ร. 20411		
ARCHITECTS :			ทีมออกแบบ ก-ถ 21677		
INTERIOR DESIGNER :					
ELECTRICAL ENGINEER :					
DRAWING BY :			ทีมออกแบบ ก.ร. 46872		
ทีมออกแบบ					
REVISION			CHECKED	DATE	
CUSTOMER :					
DRAWING TITLE :					
แปลนโรงจอดรถชั้น 6					
DRAWING No.					
STAUTA :					
CHECKED BY :					
APPROVED BY :					
DATE : 20.10.2568					
A1.06					


Handwritten notes in Thai script at the top of the page.

แปลนห้องนอน 7
SCALE 1:125

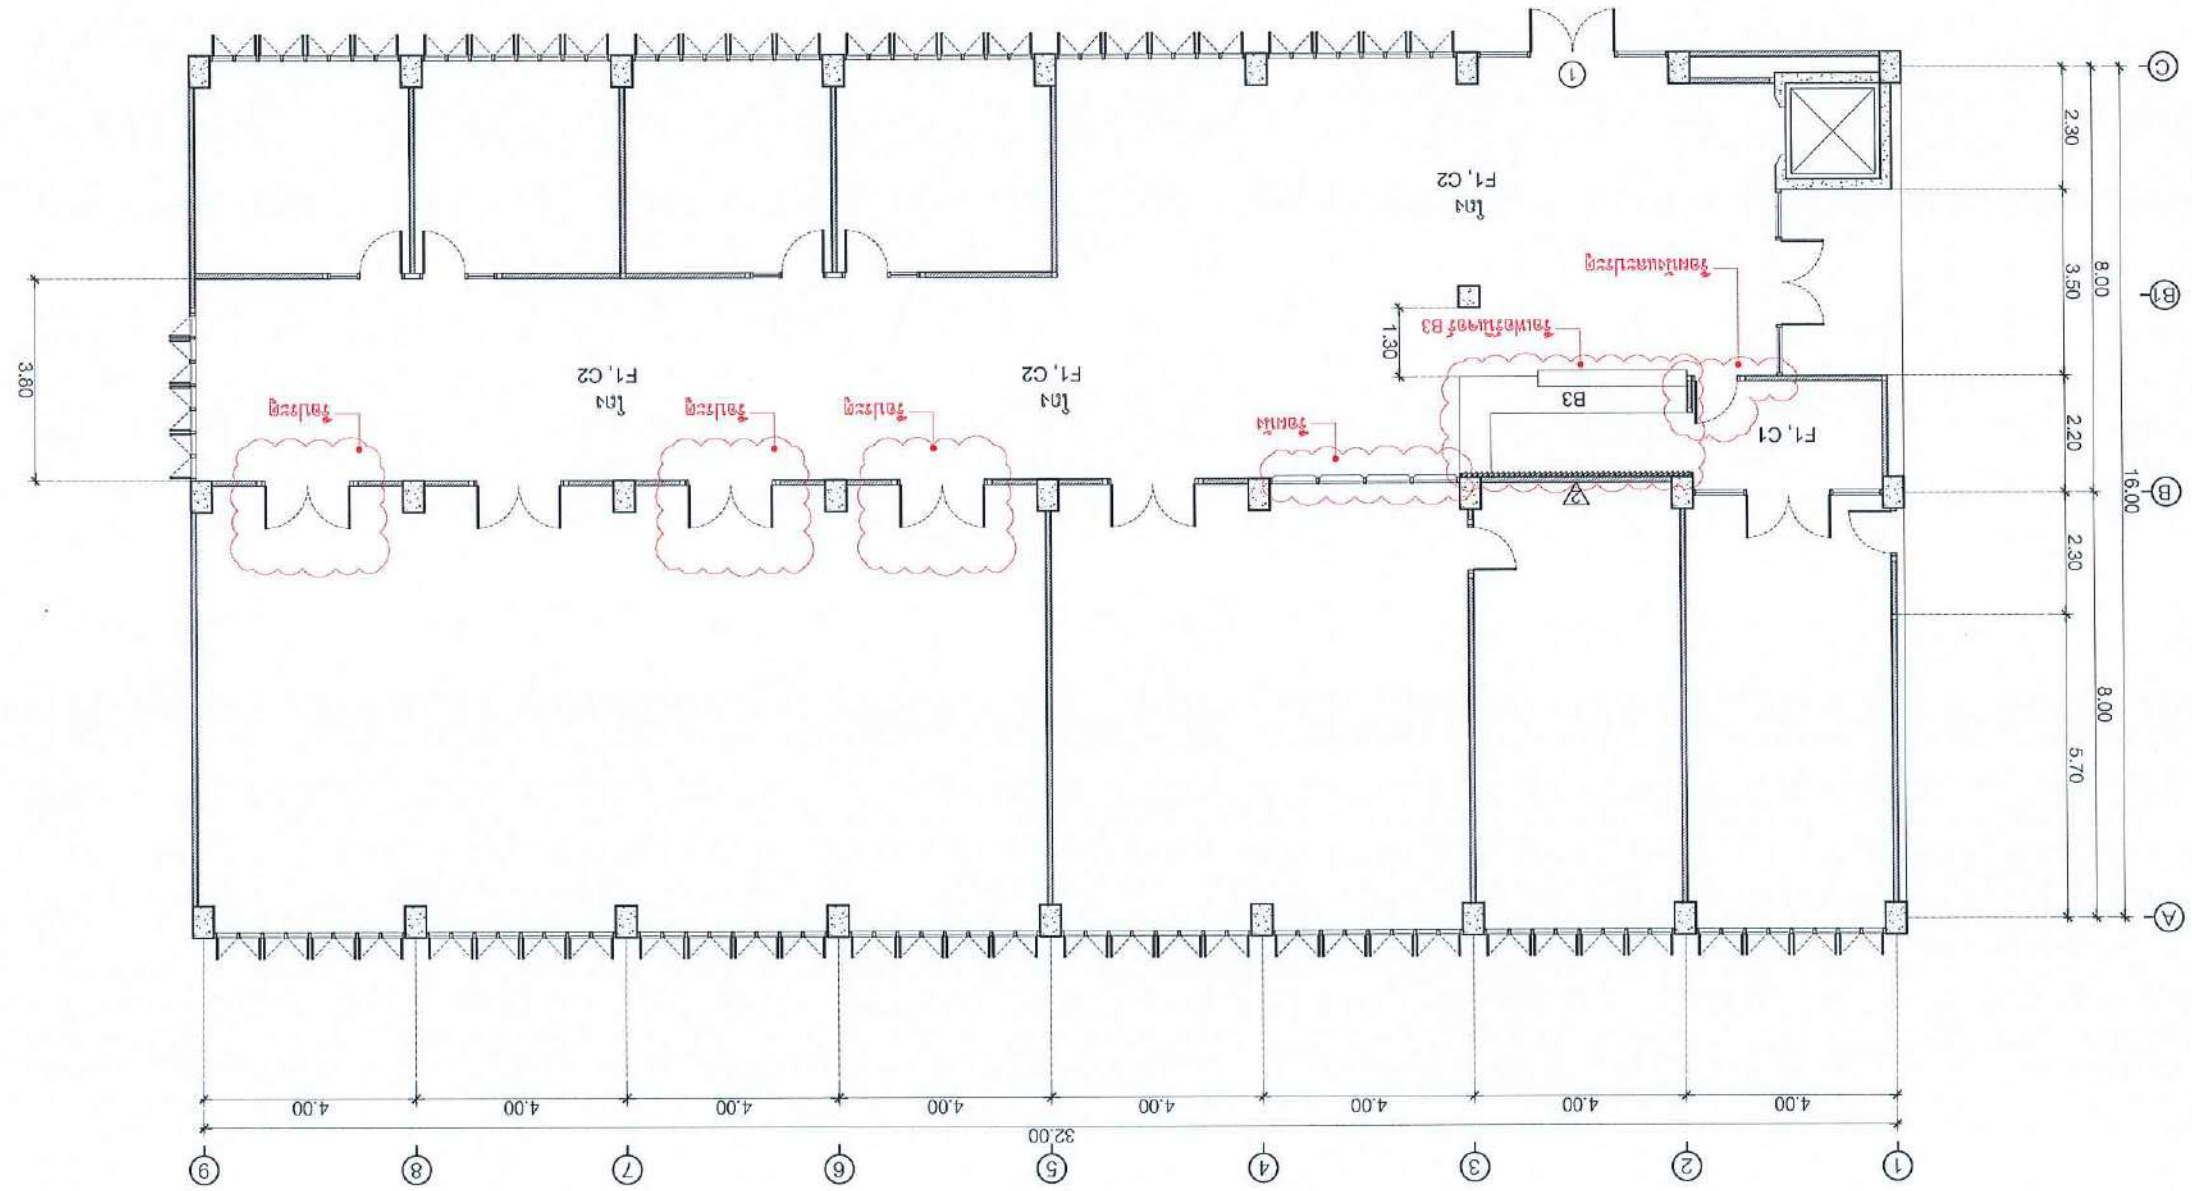

PROJECT :		งานแปลนห้องนอน 7	
ARCHITECTS :		บริษัท สถาปัตย์ชุมชนสัมพันธ์ จำกัด	
ASSOCIATE ARCHITECTS :		สถาปนิก อดิเรก อดิเรกกุล	
ASSOCIATE ENGINEER :		วิศวกร อดิเรก อดิเรกกุล	
INTERIOR DESIGNER :		นักออกแบบ อดิเรก อดิเรกกุล	
ELECTRICAL ENGINEER :		วิศวกร อดิเรก อดิเรกกุล	
DRAWING BY :		นาย อดิเรก อดิเรกกุล	
REVISION		CHECKED	DATE
CUSTOMER :			
DRAWING TITLE :			
แปลนห้องนอน 7			
DRAFTING No.		STAUTA :	
CHECKED BY :		APPROVED BY :	
DATE : 20.10.2568		A1.07	

DRAWING TITLE :		
DRAWING No. 1		
STAUTA :		
CHECKED BY :		
APPROVED BY :		
DATE : 20.10.2568		
A1.08		
CUSTOMER :		
REVISION		
DATE	CHECKED	REVISION
DRAWING BY :		
ELECTRICAL ENGINEER :		
INTERIOR DESIGNER :		
ARCHITECTS :		
ASSOCIATE ARCHITECTS :		
ASSOCIATE ENGINEER :		
PROJECT :		

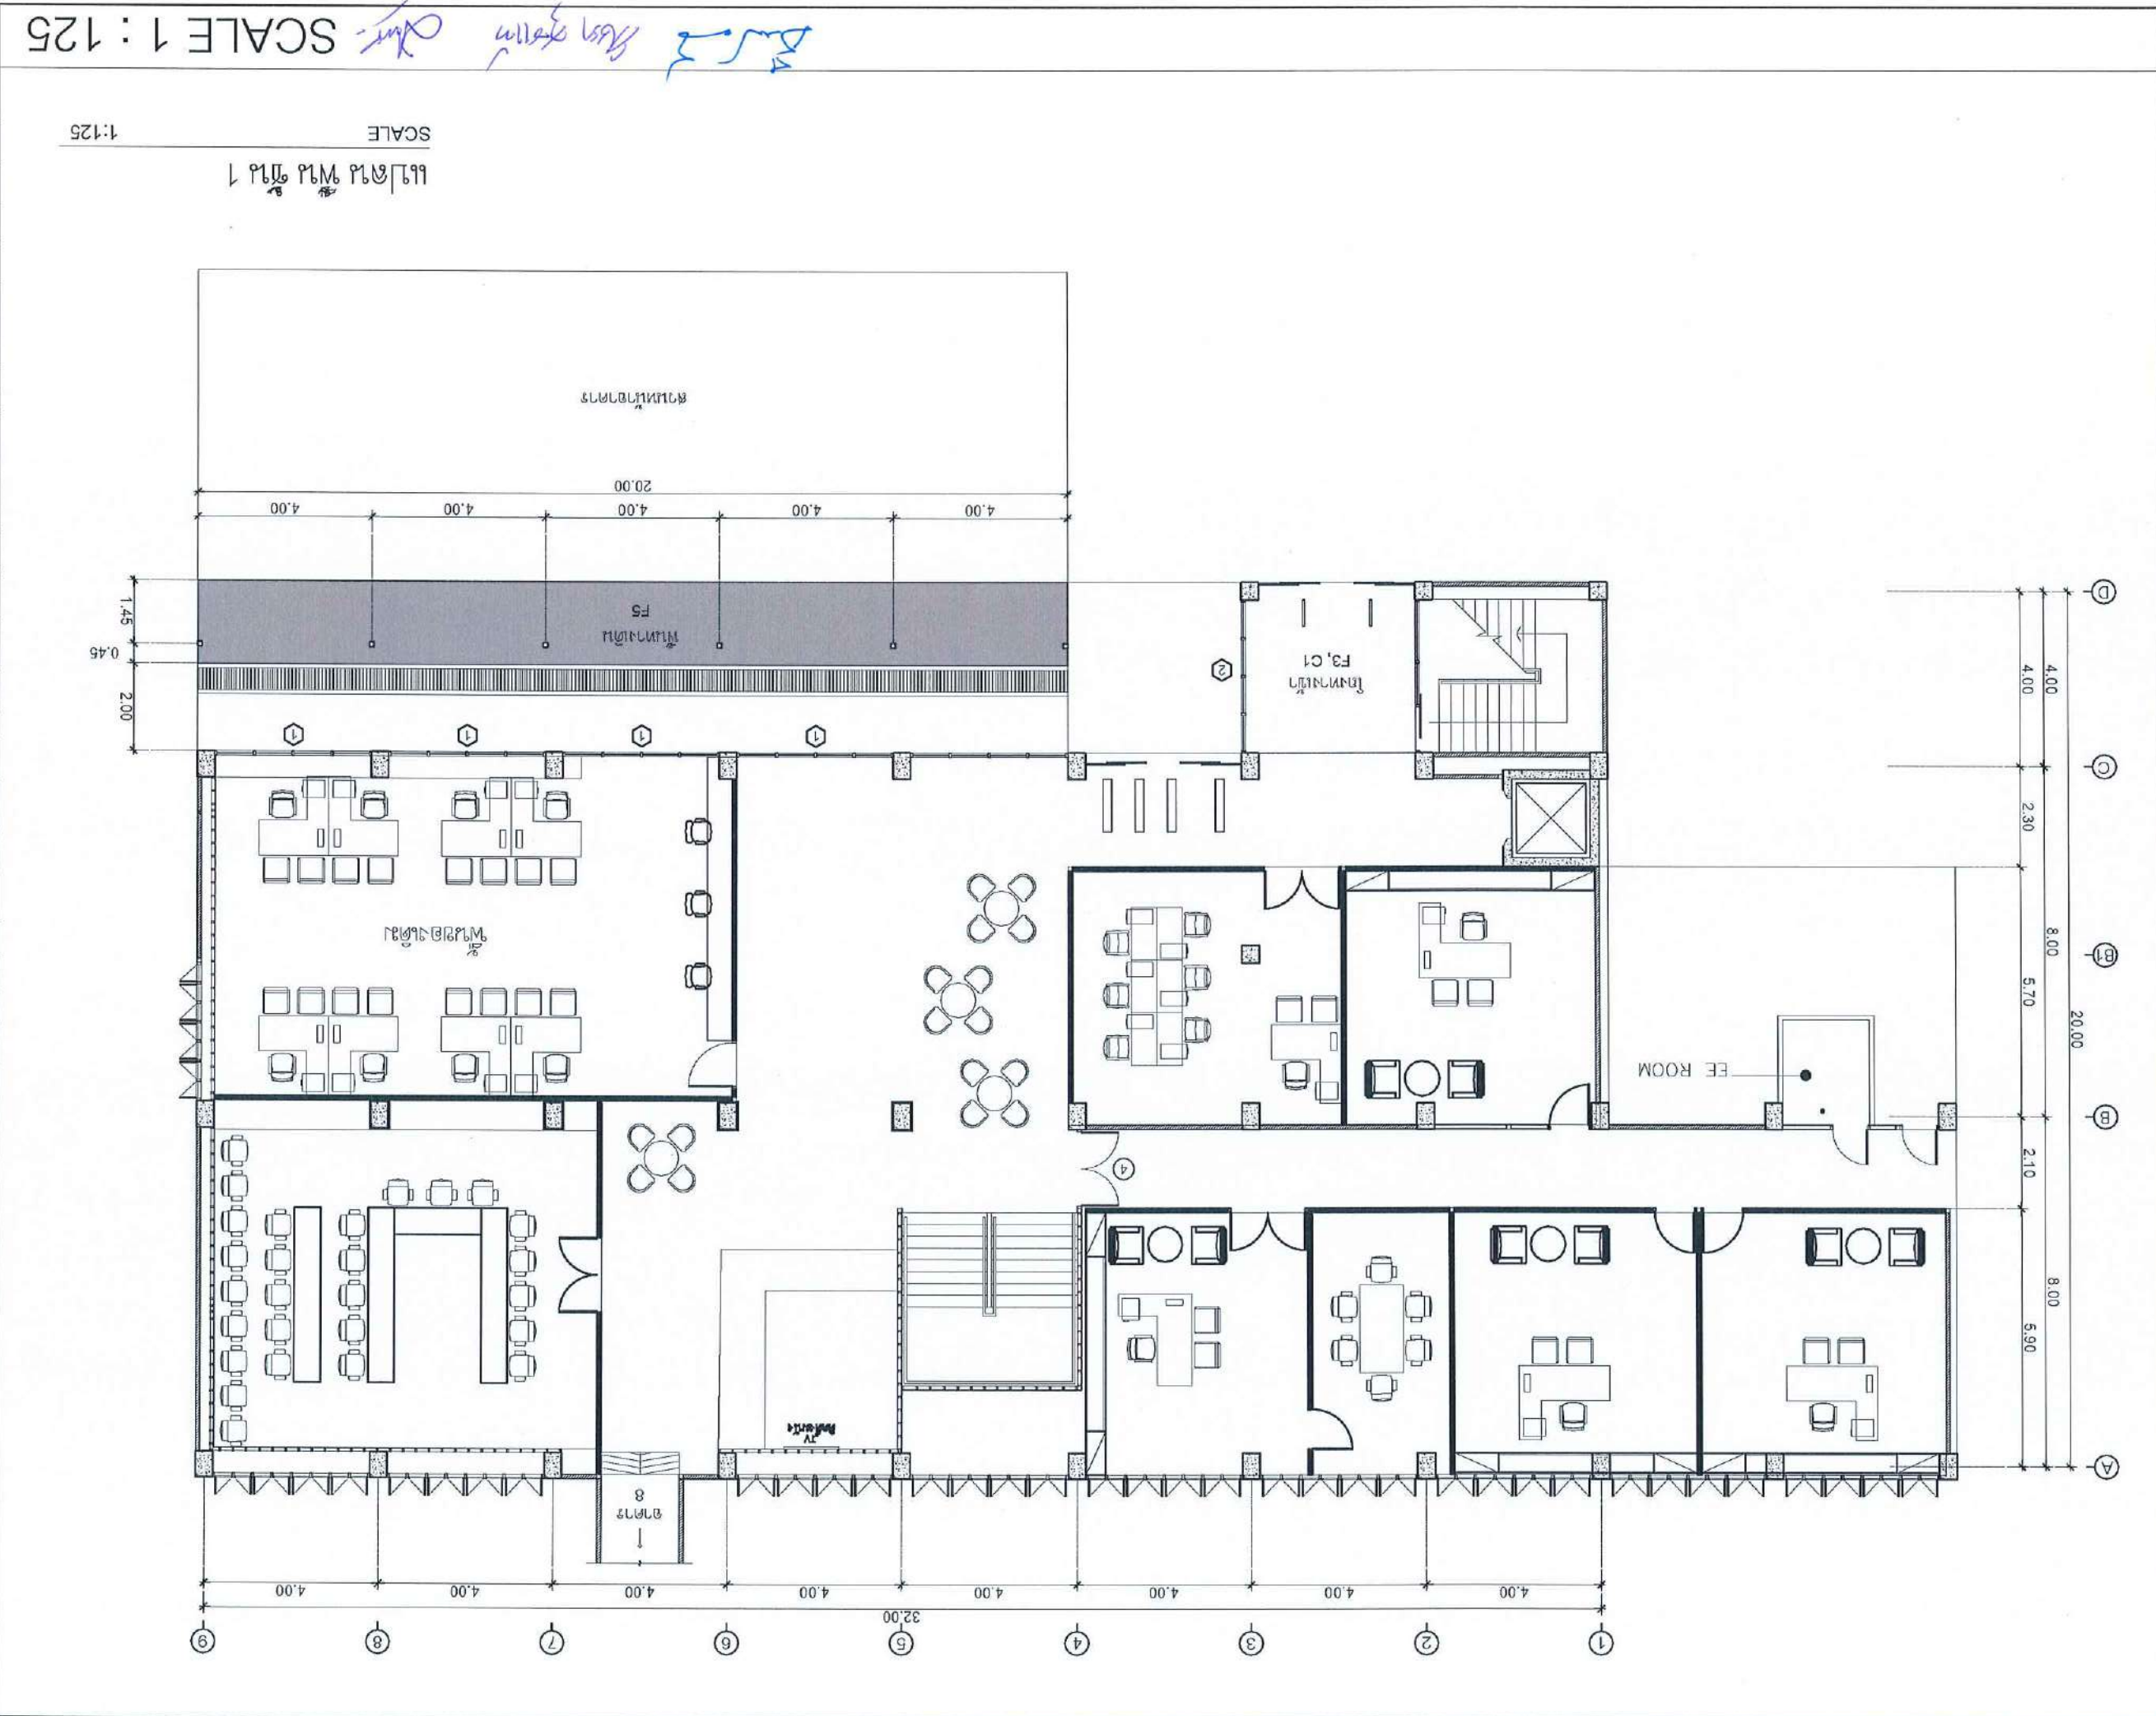


_____	_____	_____
_____	_____	_____
_____	_____	_____

SCALE 1 : 125

[illegible]

SCALE

1:125

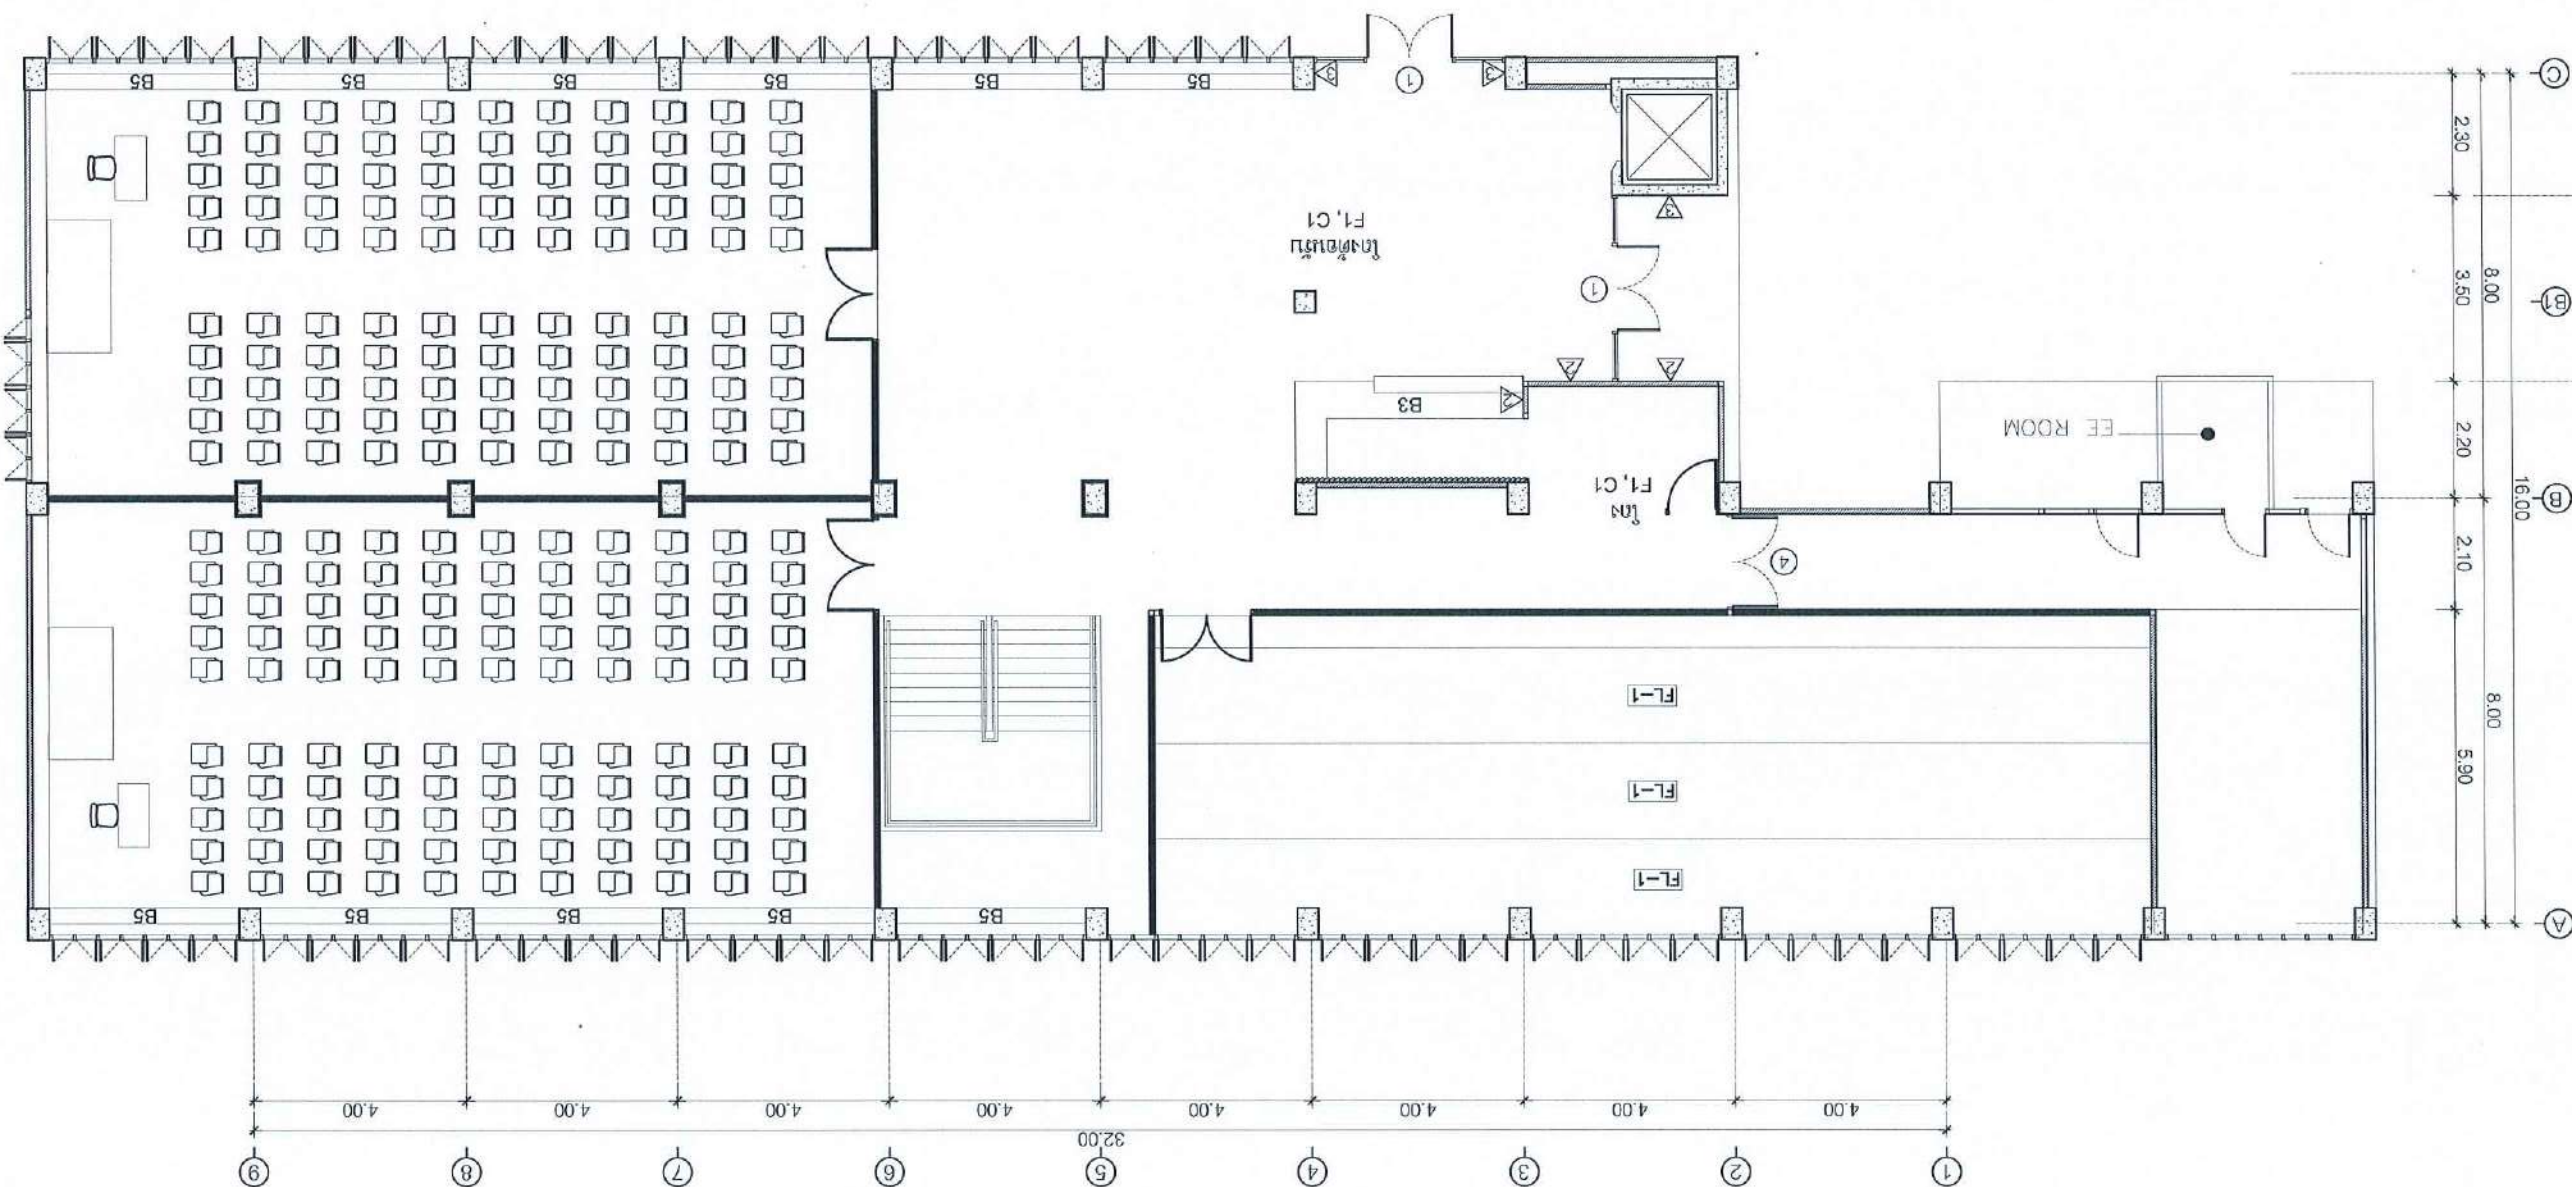

A1.10

DATE : 20.10.2568

APPROVED BY :

CHECKED BY :

DRAWING No.	STAUTA :
-------------	----------

៥ ក្រុងក្រុងក្រុងក្រុង

DRAWING TITEL :

CUSTOMER :

DATE	CHECKED	REVISION

ស្ថានភាពនៃការងារ រដ្ឋបាល

DRAWING BY : Shri N. Srinivasulu 46872

ELECTRICAL ENGINEER :

INTERIOR DESIGNER :

21677

ARCHITECTS :

MSWU 577M/577L/577T 1-80-20411

ASSOCIATE ARCHITECTS:


[illegible]

ASSOCIATE ENGINEER:

ឧបនាយករដ្ឋមន្ត្រីទី១ ហ៊ុន សែន
 រដ្ឋមន្ត្រីទី១ ហ៊ុន សែន

PROJECT :

PROJECT :		งานปรับปรุงอาคาร คณะพยาบาลศาสตร์ มหาวิทยาลัยราชภัฏวชิรเวศน์	
ASSOCIATE ENGINEER :		ชำนาญการ พงษ์พานิช น.ย. 63152	
ASSOCIATE ARCHITECTS :		ชำนาญการ พงษ์พานิช น.ย. 63152	
ARCHITECTS :		ทศพร ธรรมศิริกุลกุล น.ย. 20411	
INTERIOR DESIGNER :		จิณณิศา ธรรมะวงษ์ น.ย. 21677	
ELECTRICAL ENGINEER :		สุวิทย์ ธรรมะวงษ์ น.ย. 46872	
DRAWING BY :		สุวิทย์ ธรรมะวงษ์	
REVISION		CHECKED	DATE
CUSTOMER :			
DRAWING TITLE :			
แปลนพื้นที่ 3			
STAUTA :		DRAWING No.	
CHECKED BY :		APPROVED BY :	
DATE : 20.10.2568		A1.11	

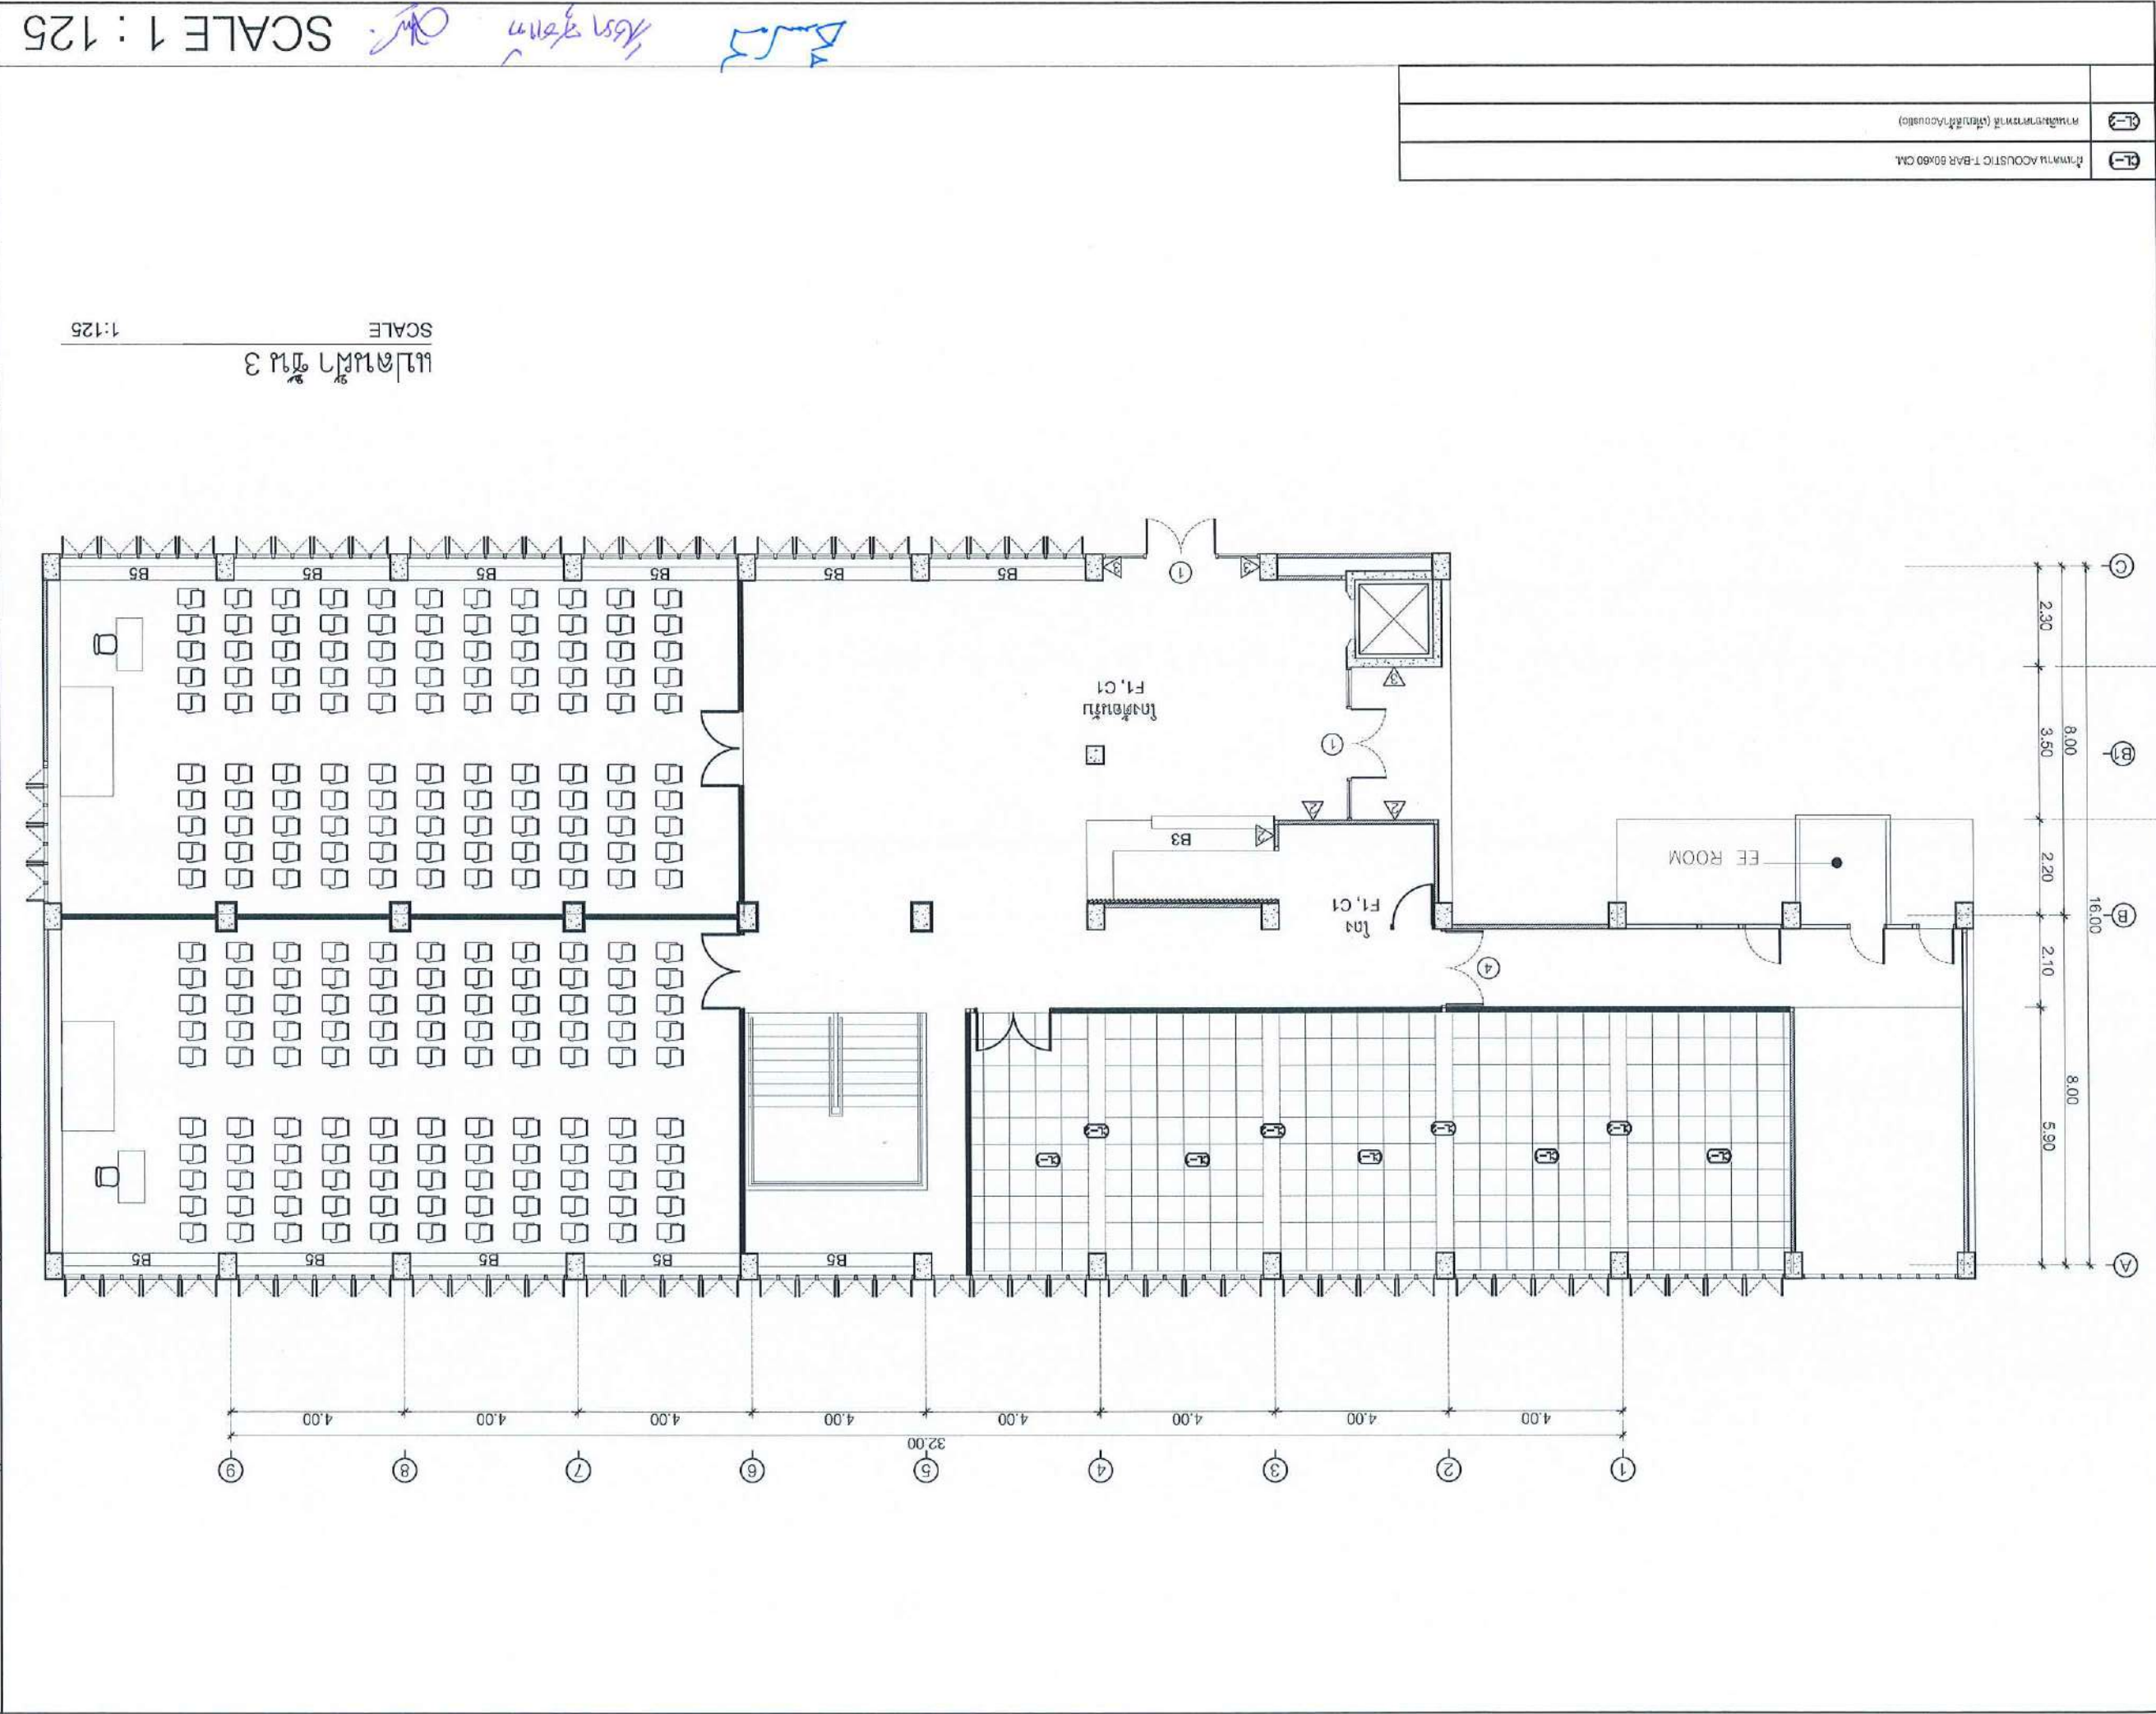


ACUSTIC T-BAR 60x60 CM	
ACUSTIC T-BAR 60x60 CM	
ACUSTIC T-BAR 60x60 CM	


Q-1	POSTERMAN'S PAPER 180 GSM WITH ECOCLICK & CUSHION ROLL	_____	750mm x 100mm
Q-2	POSTERMAN'S PAPER 180 GSM WITH ECOCLICK & CUSHION ROLL		
Q-3	POSTERMAN'S PAPER 180 GSM WITH ECOCLICK & CUSHION ROLL		

SCALE 1 : 125

PROJECT :		งานแปลแบบแปลนอาคารพาณิชย์ ๔ ชั้น	
ARCHITECTS :		บริษัท สถาปัตย์ชุมชนและการออกแบบ จำกัด	
ASSOCIATE ARCHITECTS :		สำนักงานสถาปัตย์ชุมชนและการออกแบบ จำกัด	
ASSOCIATE ENGINEER :		นาย อดิศักดิ์ งามงาม ๐๓-๐๖-๒๕๖๕	
INTERIOR DESIGNER :		นาย อดิศักดิ์ งามงาม ๐๓-๐๖-๒๕๖๕	
ELECTRICAL ENGINEER :		นาย อดิศักดิ์ งามงาม ๐๓-๐๖-๒๕๖๕	
DRAWING BY :		นาย อดิศักดิ์ งามงาม ๐๓-๐๖-๒๕๖๕	
REVISION		CHECKED	DATE
CUSTOMER :		บริษัท สถาปัตย์ชุมชนและการออกแบบ จำกัด	
DRAWING TITLE :			
STAUTA : DRAWING No.			
CHECKED BY :	APPROVED BY :	DATE : 20.10.2568	
A1.12			

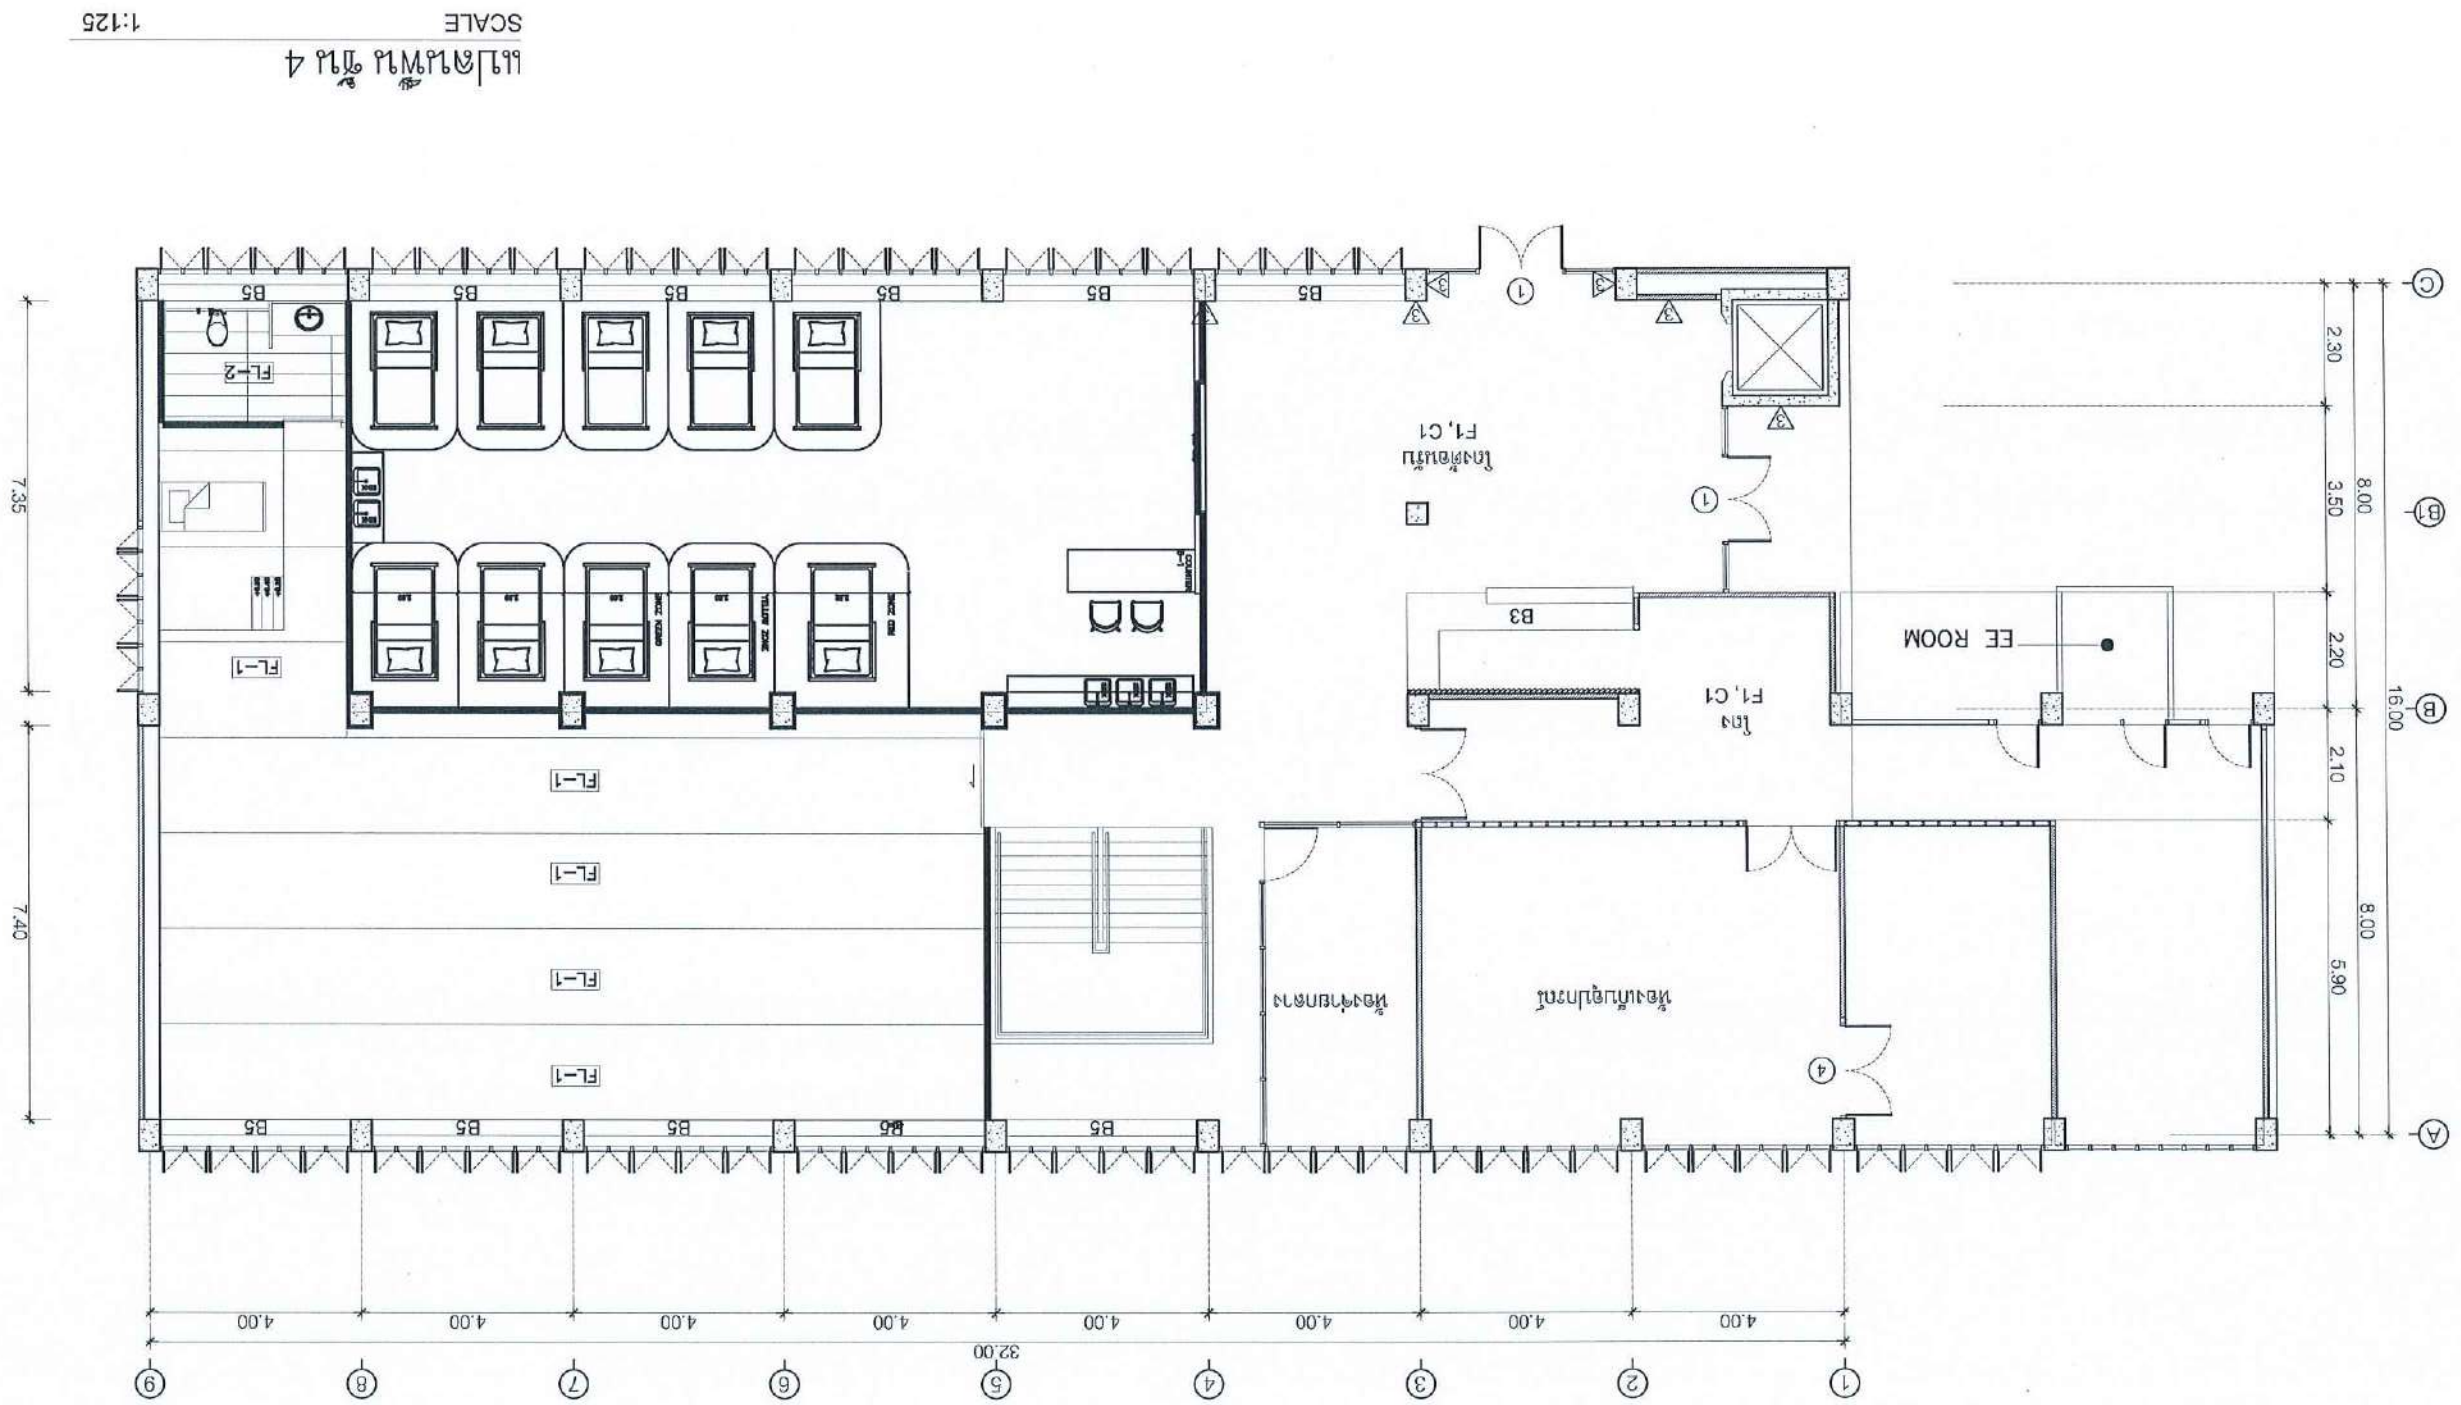


PROJECT :		งานปรับปรุงอาคาร คณะแพทยศาสตร์ มหาวิทยาลัยเชียงใหม่	
ASSOCIATE ENGINEER :		สุวิมล ห่อแก้ว นว. 63152	
ASSOCIATE ARCHITECTS :		ทพ.ดร.ณัฐกานต์ นนทิ 3-ก.ม. 20411	
ARCHITECTS :		สถาปนิกอิสระ 3-ก.ม. 21677	
INTERIOR DESIGNER :			
ELECTRICAL ENGINEER :		สุวิมล ห่อแก้ว นว. 46872	
DRAWING BY :		สุวิมล ห่อแก้ว นว. 46872	
REVISION		วันที่ 25/05/25	
DATE	CHECKED		
CUSTOMER :			
DRAWING TITLE :			
แปลนพื้นที่ 4			
DRAWING No.		STAUTA :	
CHECKED BY :		APPROVED BY :	
DATE : 20.10.2568		A1.13	

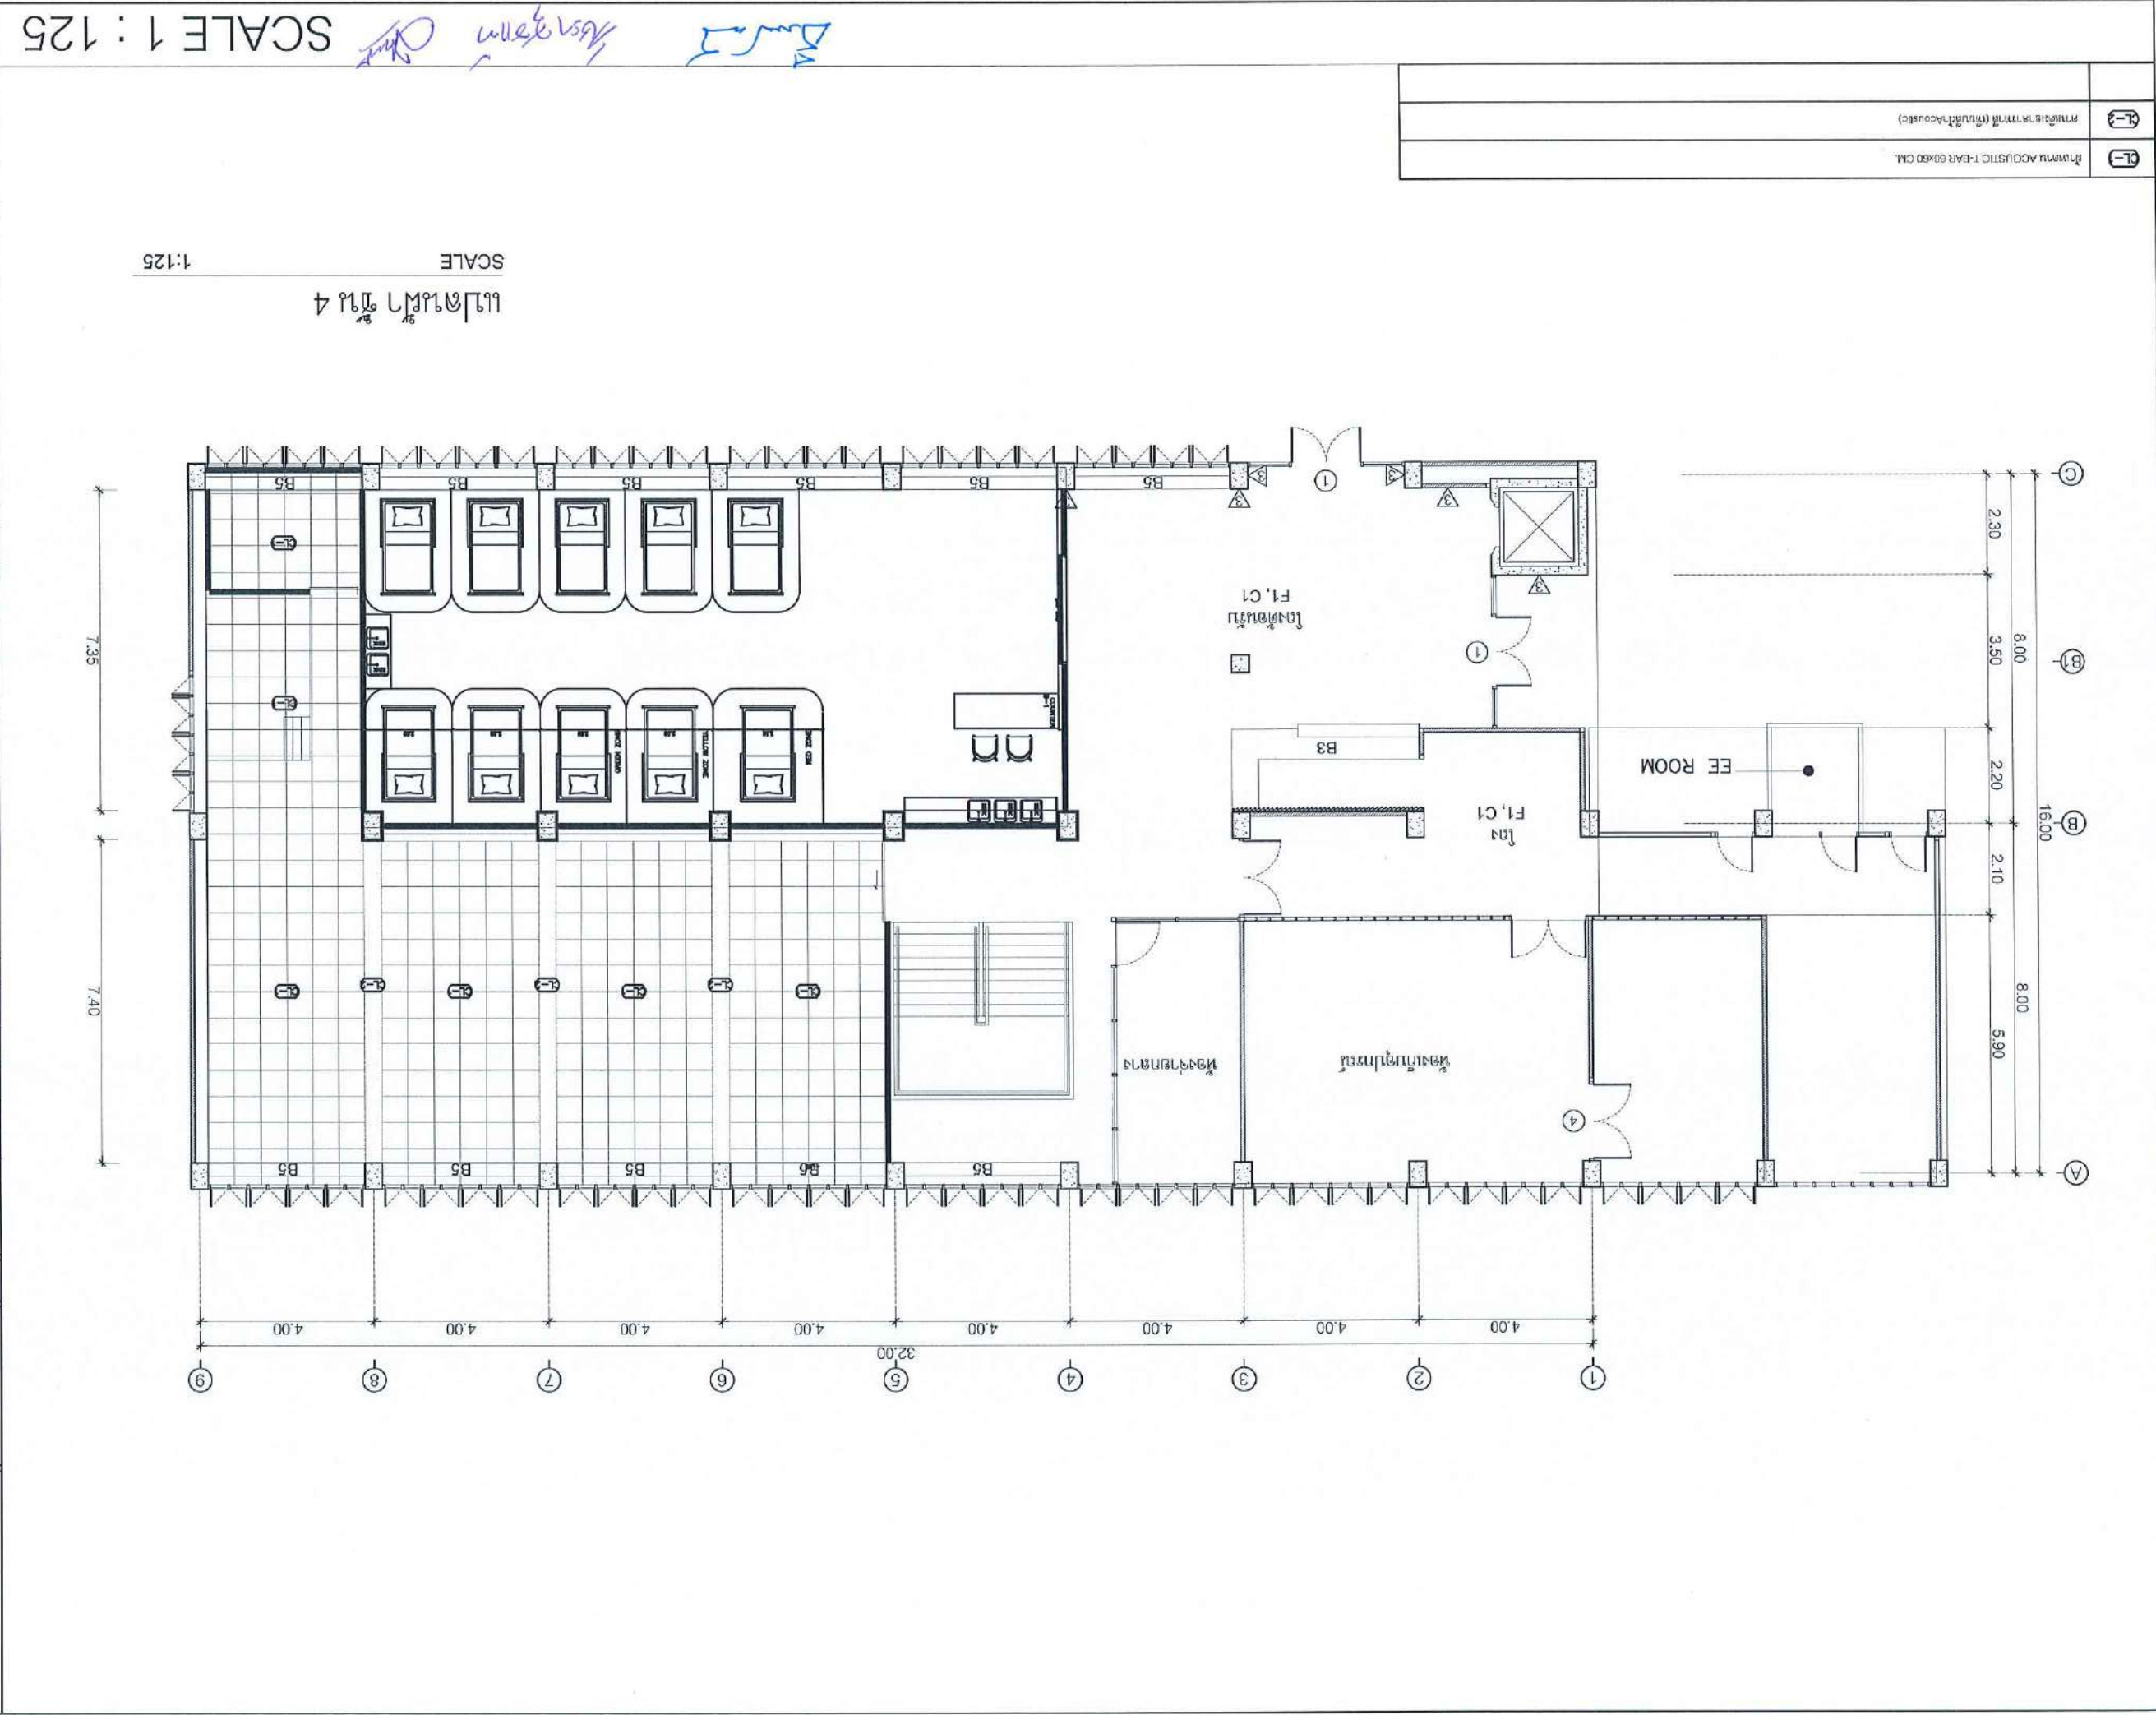


[illegible]

SCALE 1 : 125

PROJECT :		งานปรับปรุงอาคาร คณะแพทยศาสตร์ มหาวิทยาลัยเชียงใหม่	
ARCHITECTS :		วิมล ธรรมบาลย์กุล ม.ธ. 20411	
ASSOCIATE ARCHITECTS :		จำนวน ๓ คน	
ASSOCIATE ENGINEER :		จำนวน ๓ คน	
ELECTRICAL ENGINEER :		จำนวน ๓ คน	
INTERIOR DESIGNER :		จำนวน ๓ คน	
DRAWING BY :		วิมล ธรรมบาลย์กุล ม.ธ. 20411	
REVISION		CHECKED	
DATE		DATE	
CUSTOMER :			
DRAWING TITLE :			
STAUTA :			
DRAWING No.		A1.14	
CHECKED BY :		APPROVED BY :	
DATE : 20.10.2566		DATE : 20.10.2566	

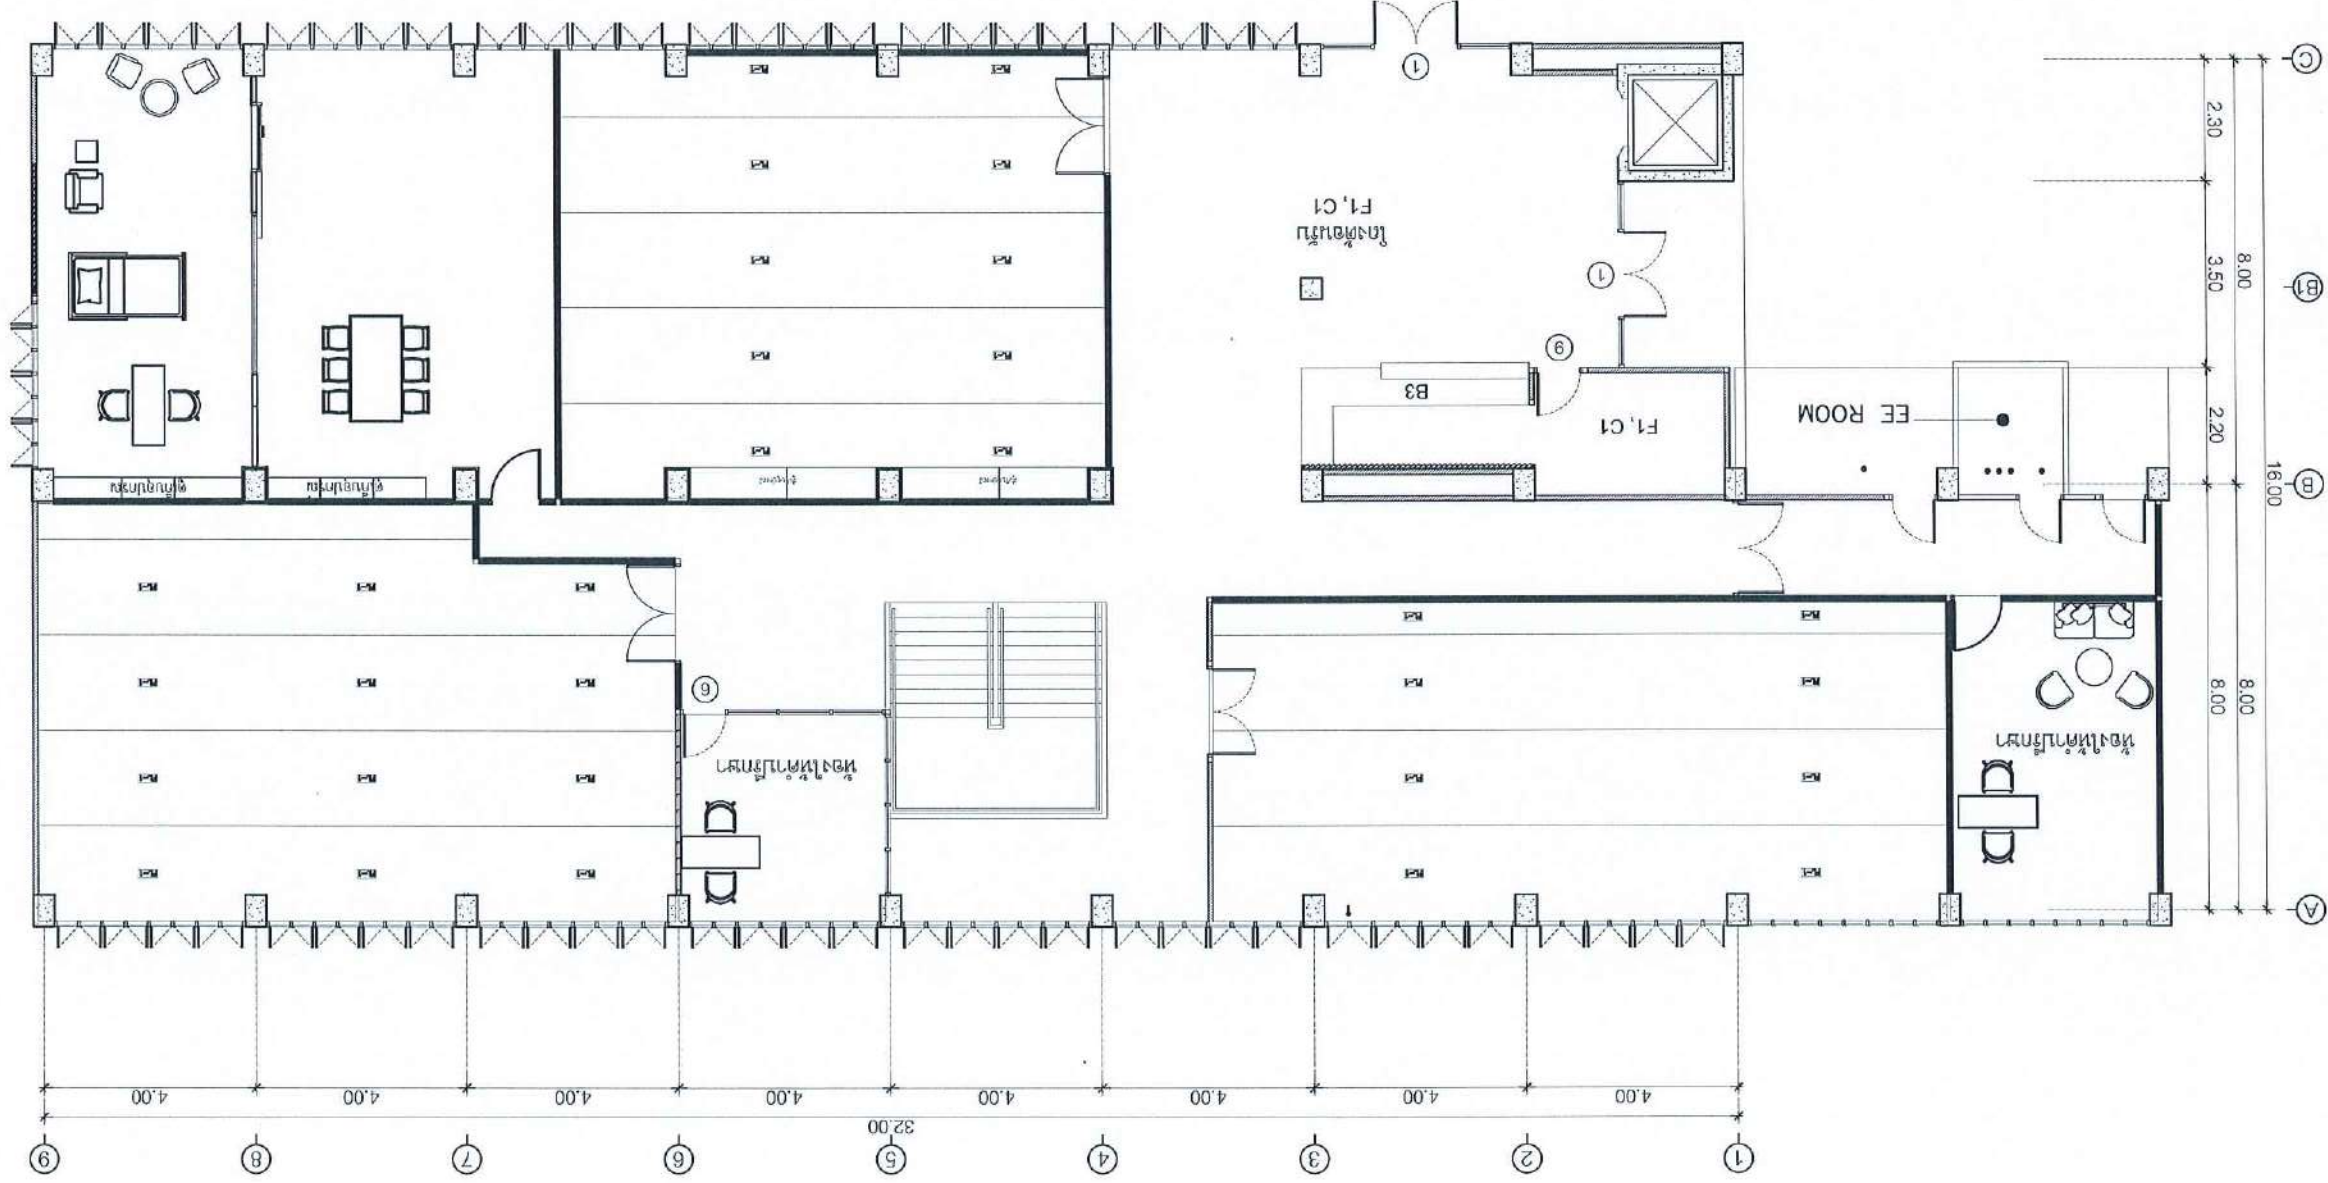


PROJECT :		งานปรับปรุงอาคาร คณะแพทยศาสตร์ มหาวิทยาลัยเชียงใหม่		ASSOCIATE ENGINEER :		งานโครงสร้าง		ARCHITECTS :		ทีมออกแบบ 21677		INTERIOR DESIGNER :		ทีมออกแบบ 21677		ELECTRICAL ENGINEER :		ทีมออกแบบ 46872		DRAWING BY :		ทีมออกแบบ		REVISION		CHECKED		DATE		CUSTOMER :		DRAWING TITLE :		แปลนชั้น 5		STAUTA :		DRAWING No.		CHECKED BY :		APPROVED BY :		DATE : 20.10.2568		A1.15	
-----------	--	--	--	----------------------	--	--------------	--	--------------	--	-----------------	--	---------------------	--	-----------------	--	-----------------------	--	-----------------	--	--------------	--	-----------	--	----------	--	---------	--	------	--	------------	--	-----------------	--	------------	--	----------	--	-------------	--	--------------	--	---------------	--	-------------------	--	-------	--

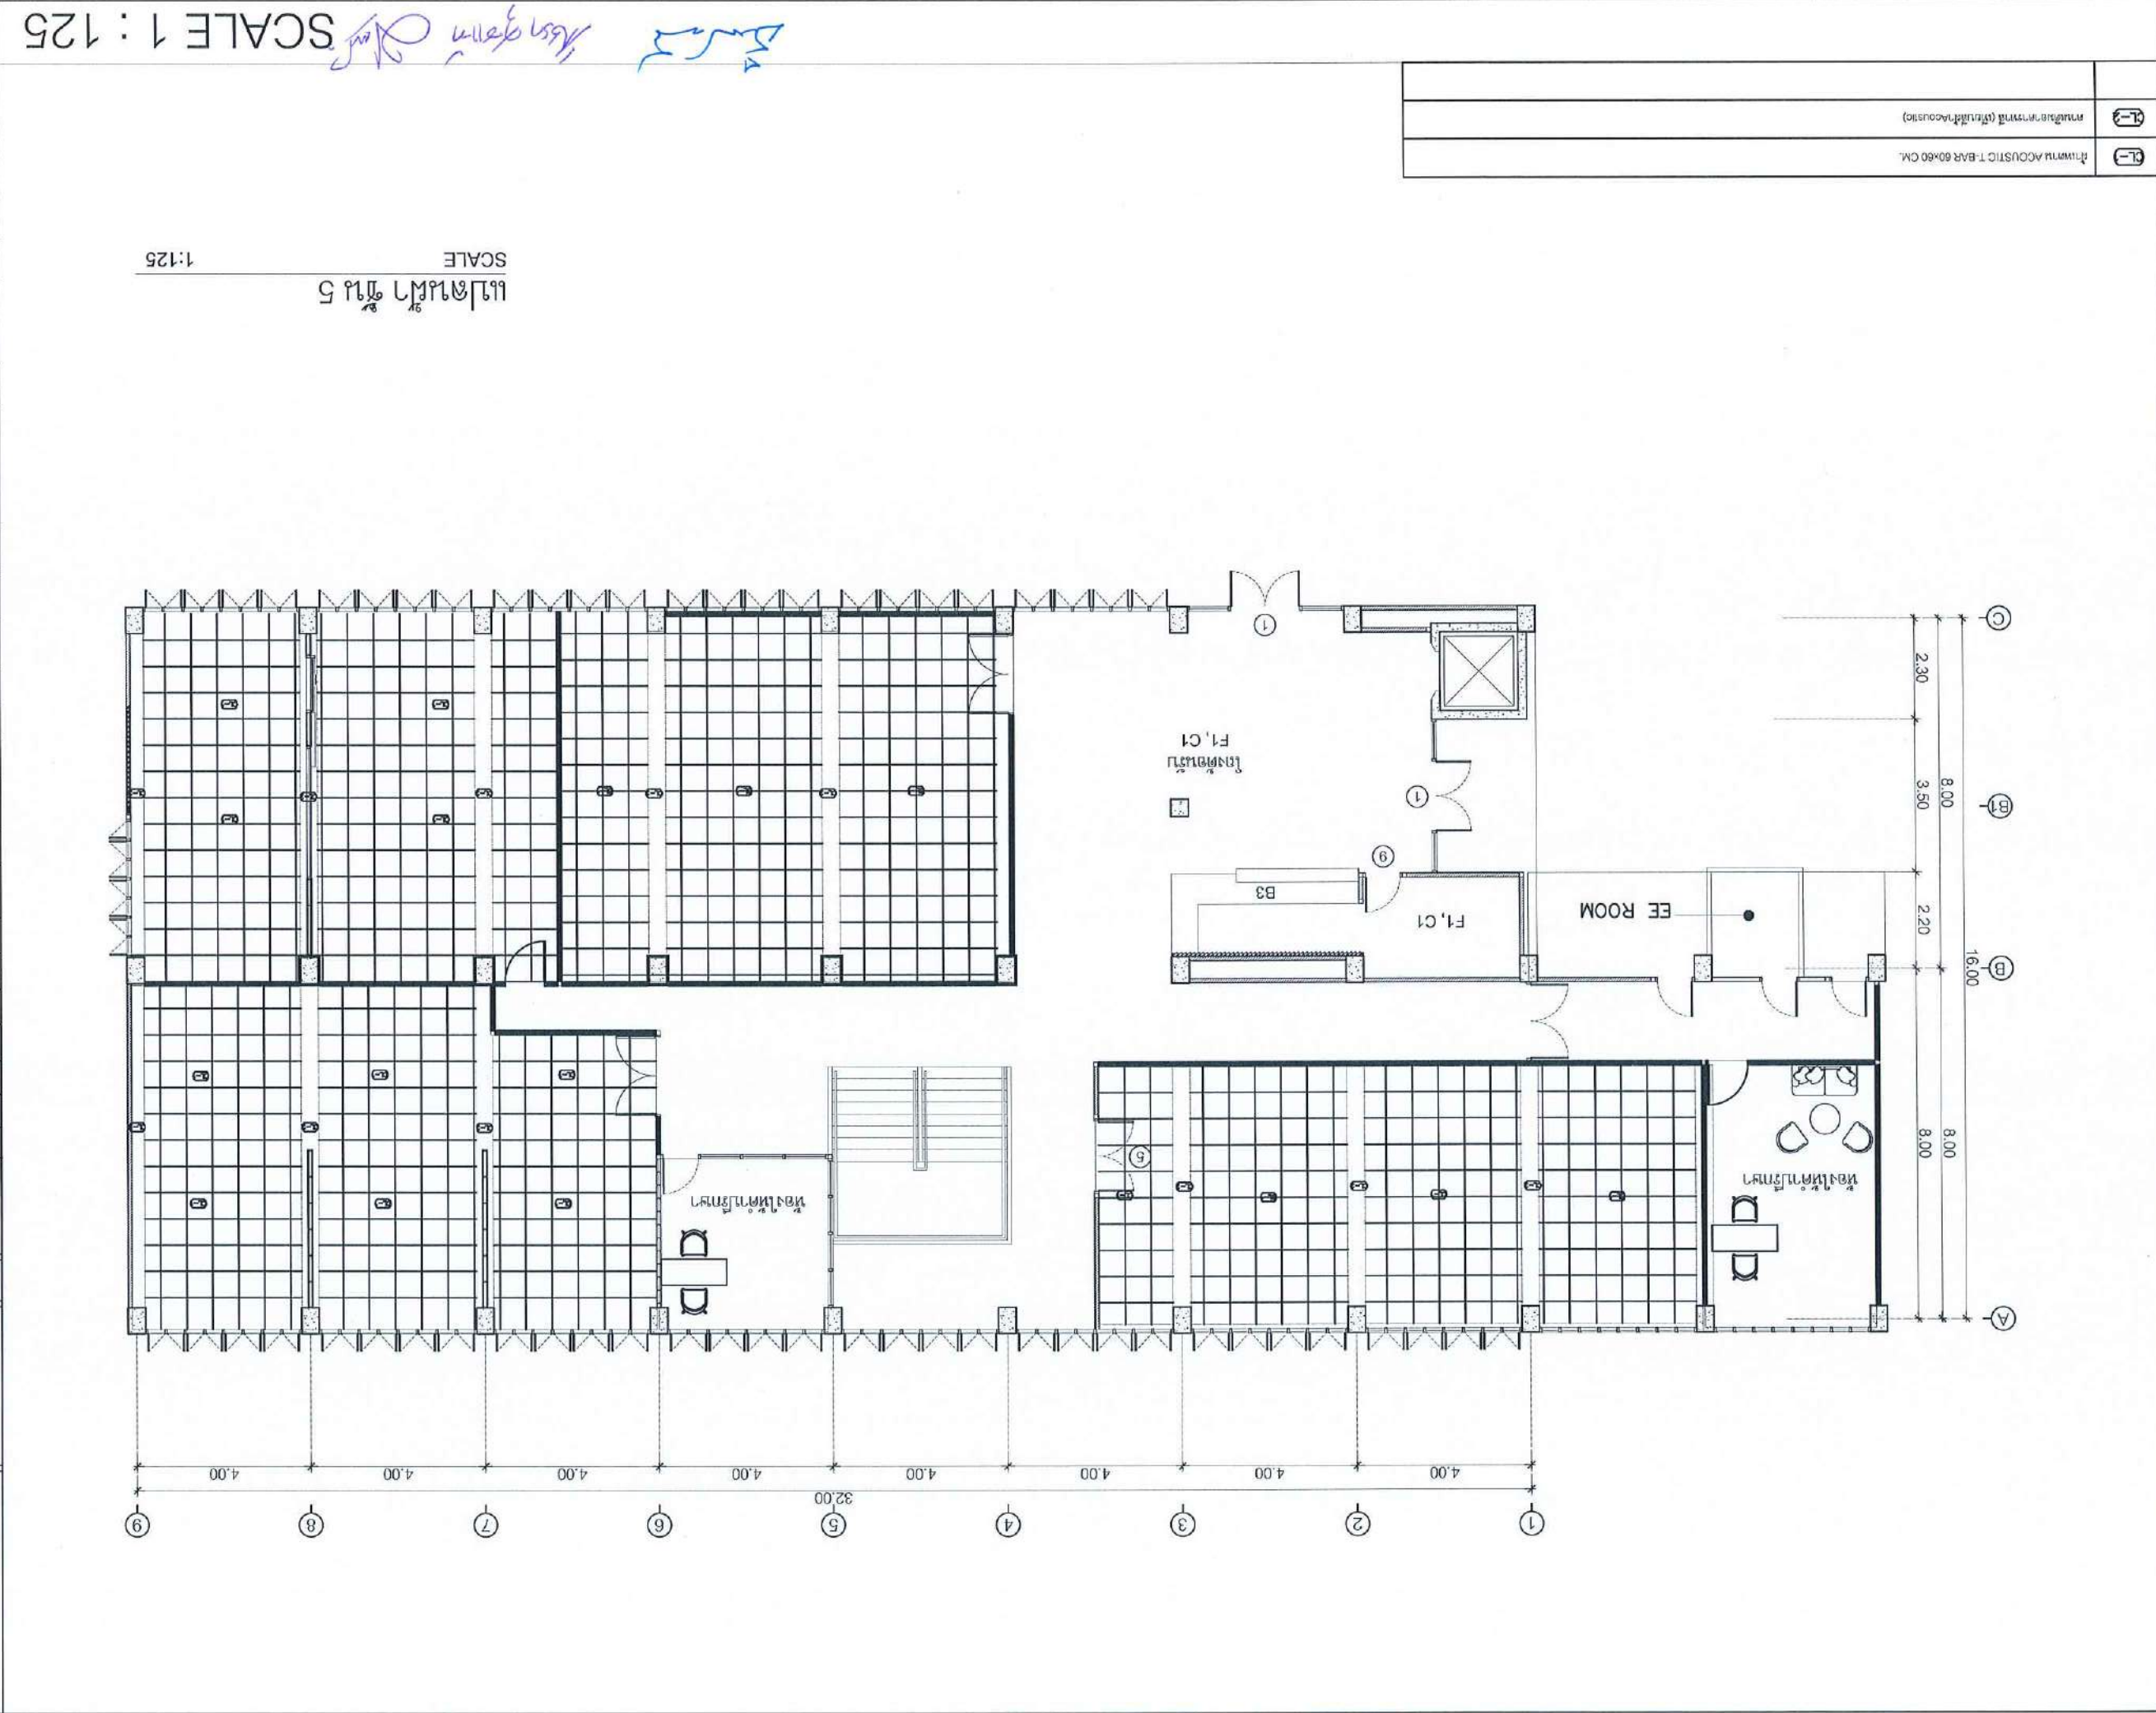


รูปพิมพ์	รูปพิมพ์
รูปพิมพ์	รูปพิมพ์
รูปพิมพ์	รูปพิมพ์


[illegible]

SCALE 1 : 125

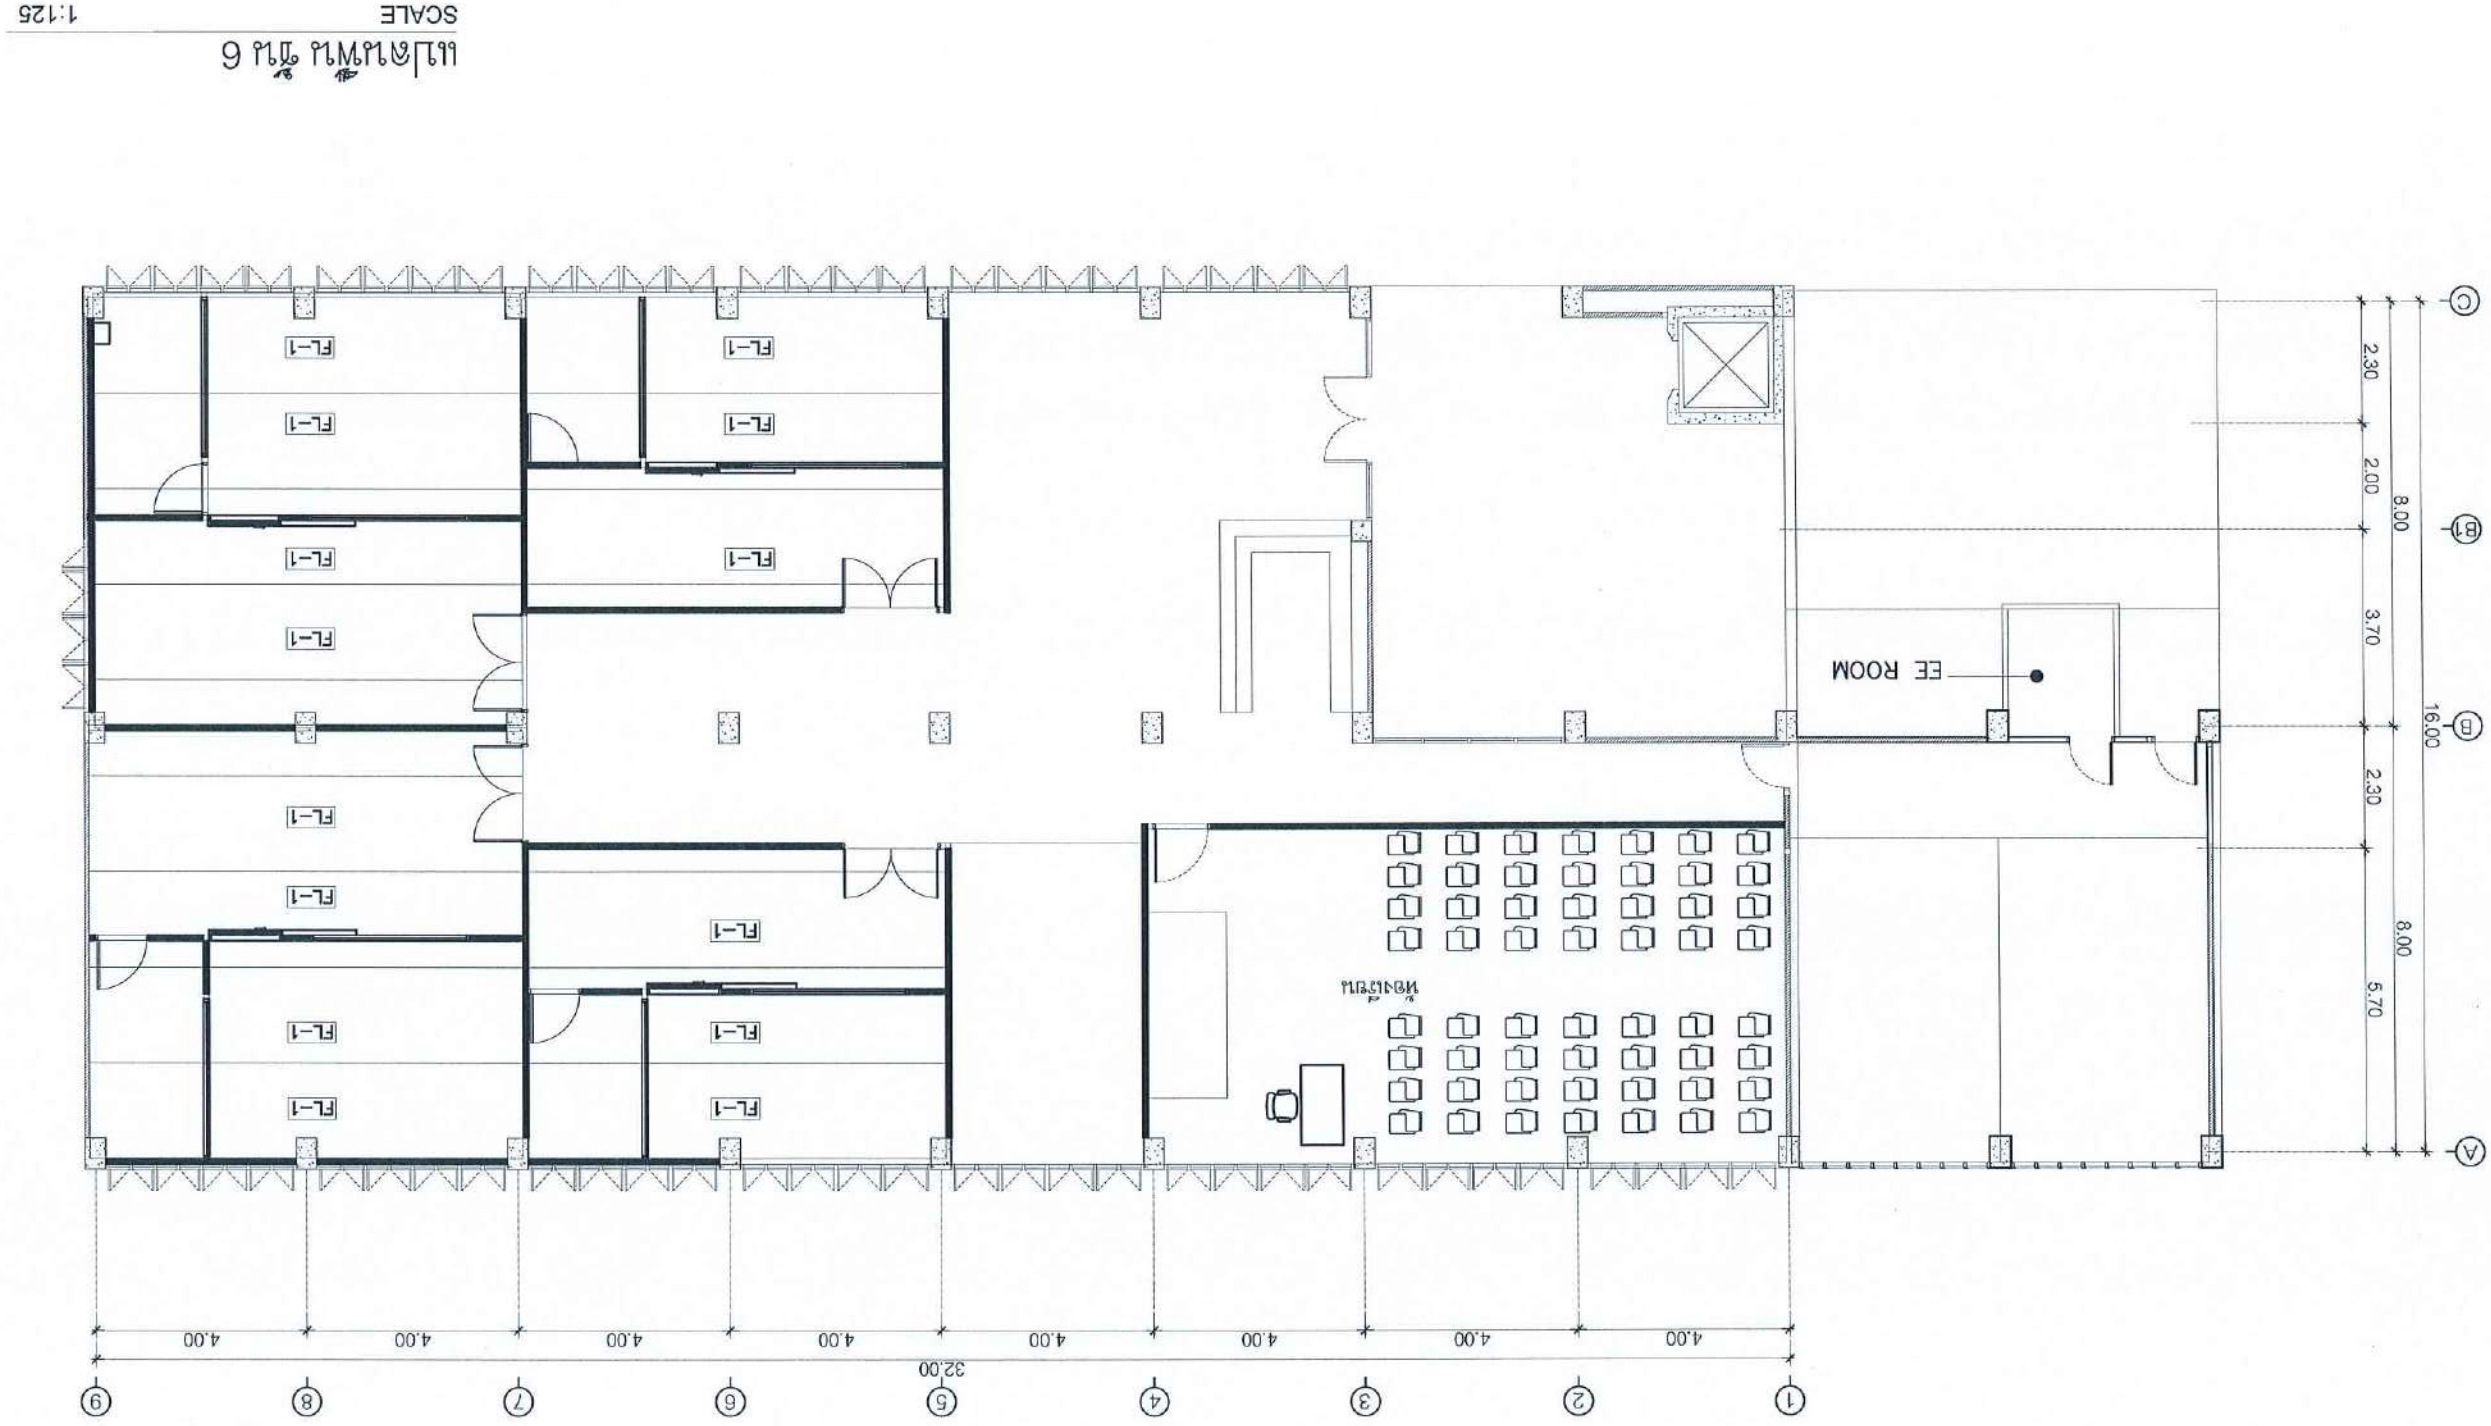[illegible]

PROJECT :		งานปรับปรุงอาคาร คณะพยาบาลศาสตร์ มหาวิทยาลัยราชภัฏวไลยอลงกรณ์	
ASSOCIATE ENGINEER :		ฐานันท์ หล้าพนพานิชย์ ฐ.บ. 63152	
ASSOCIATE ARCHITECTS :		นพพล อรรถสังขะปัญญ์ ฐ.บ. 20411	
ARCHITECTS :		ฐานันท์ หล้าพนพานิชย์ ฐ.บ. 21677	
INTERIOR DESIGNER :			
ELECTRICAL ENGINEER :		ฐานันท์ หล้าพนพานิชย์ ฐ.บ. 46872	
DRAWING BY :		ฐานันท์ หล้าพนพานิชย์ ฐ.บ. 46872	
REVISION		CHECKED	DATE
CUSTOMER :			
DRAWING TITLE :			
แปลนพื้นที่ 6			
DRAWING No.		STAUTA :	
A1.17		CHECKED BY :	
		APPROVED BY :	
		DATE : 20.10.2568	

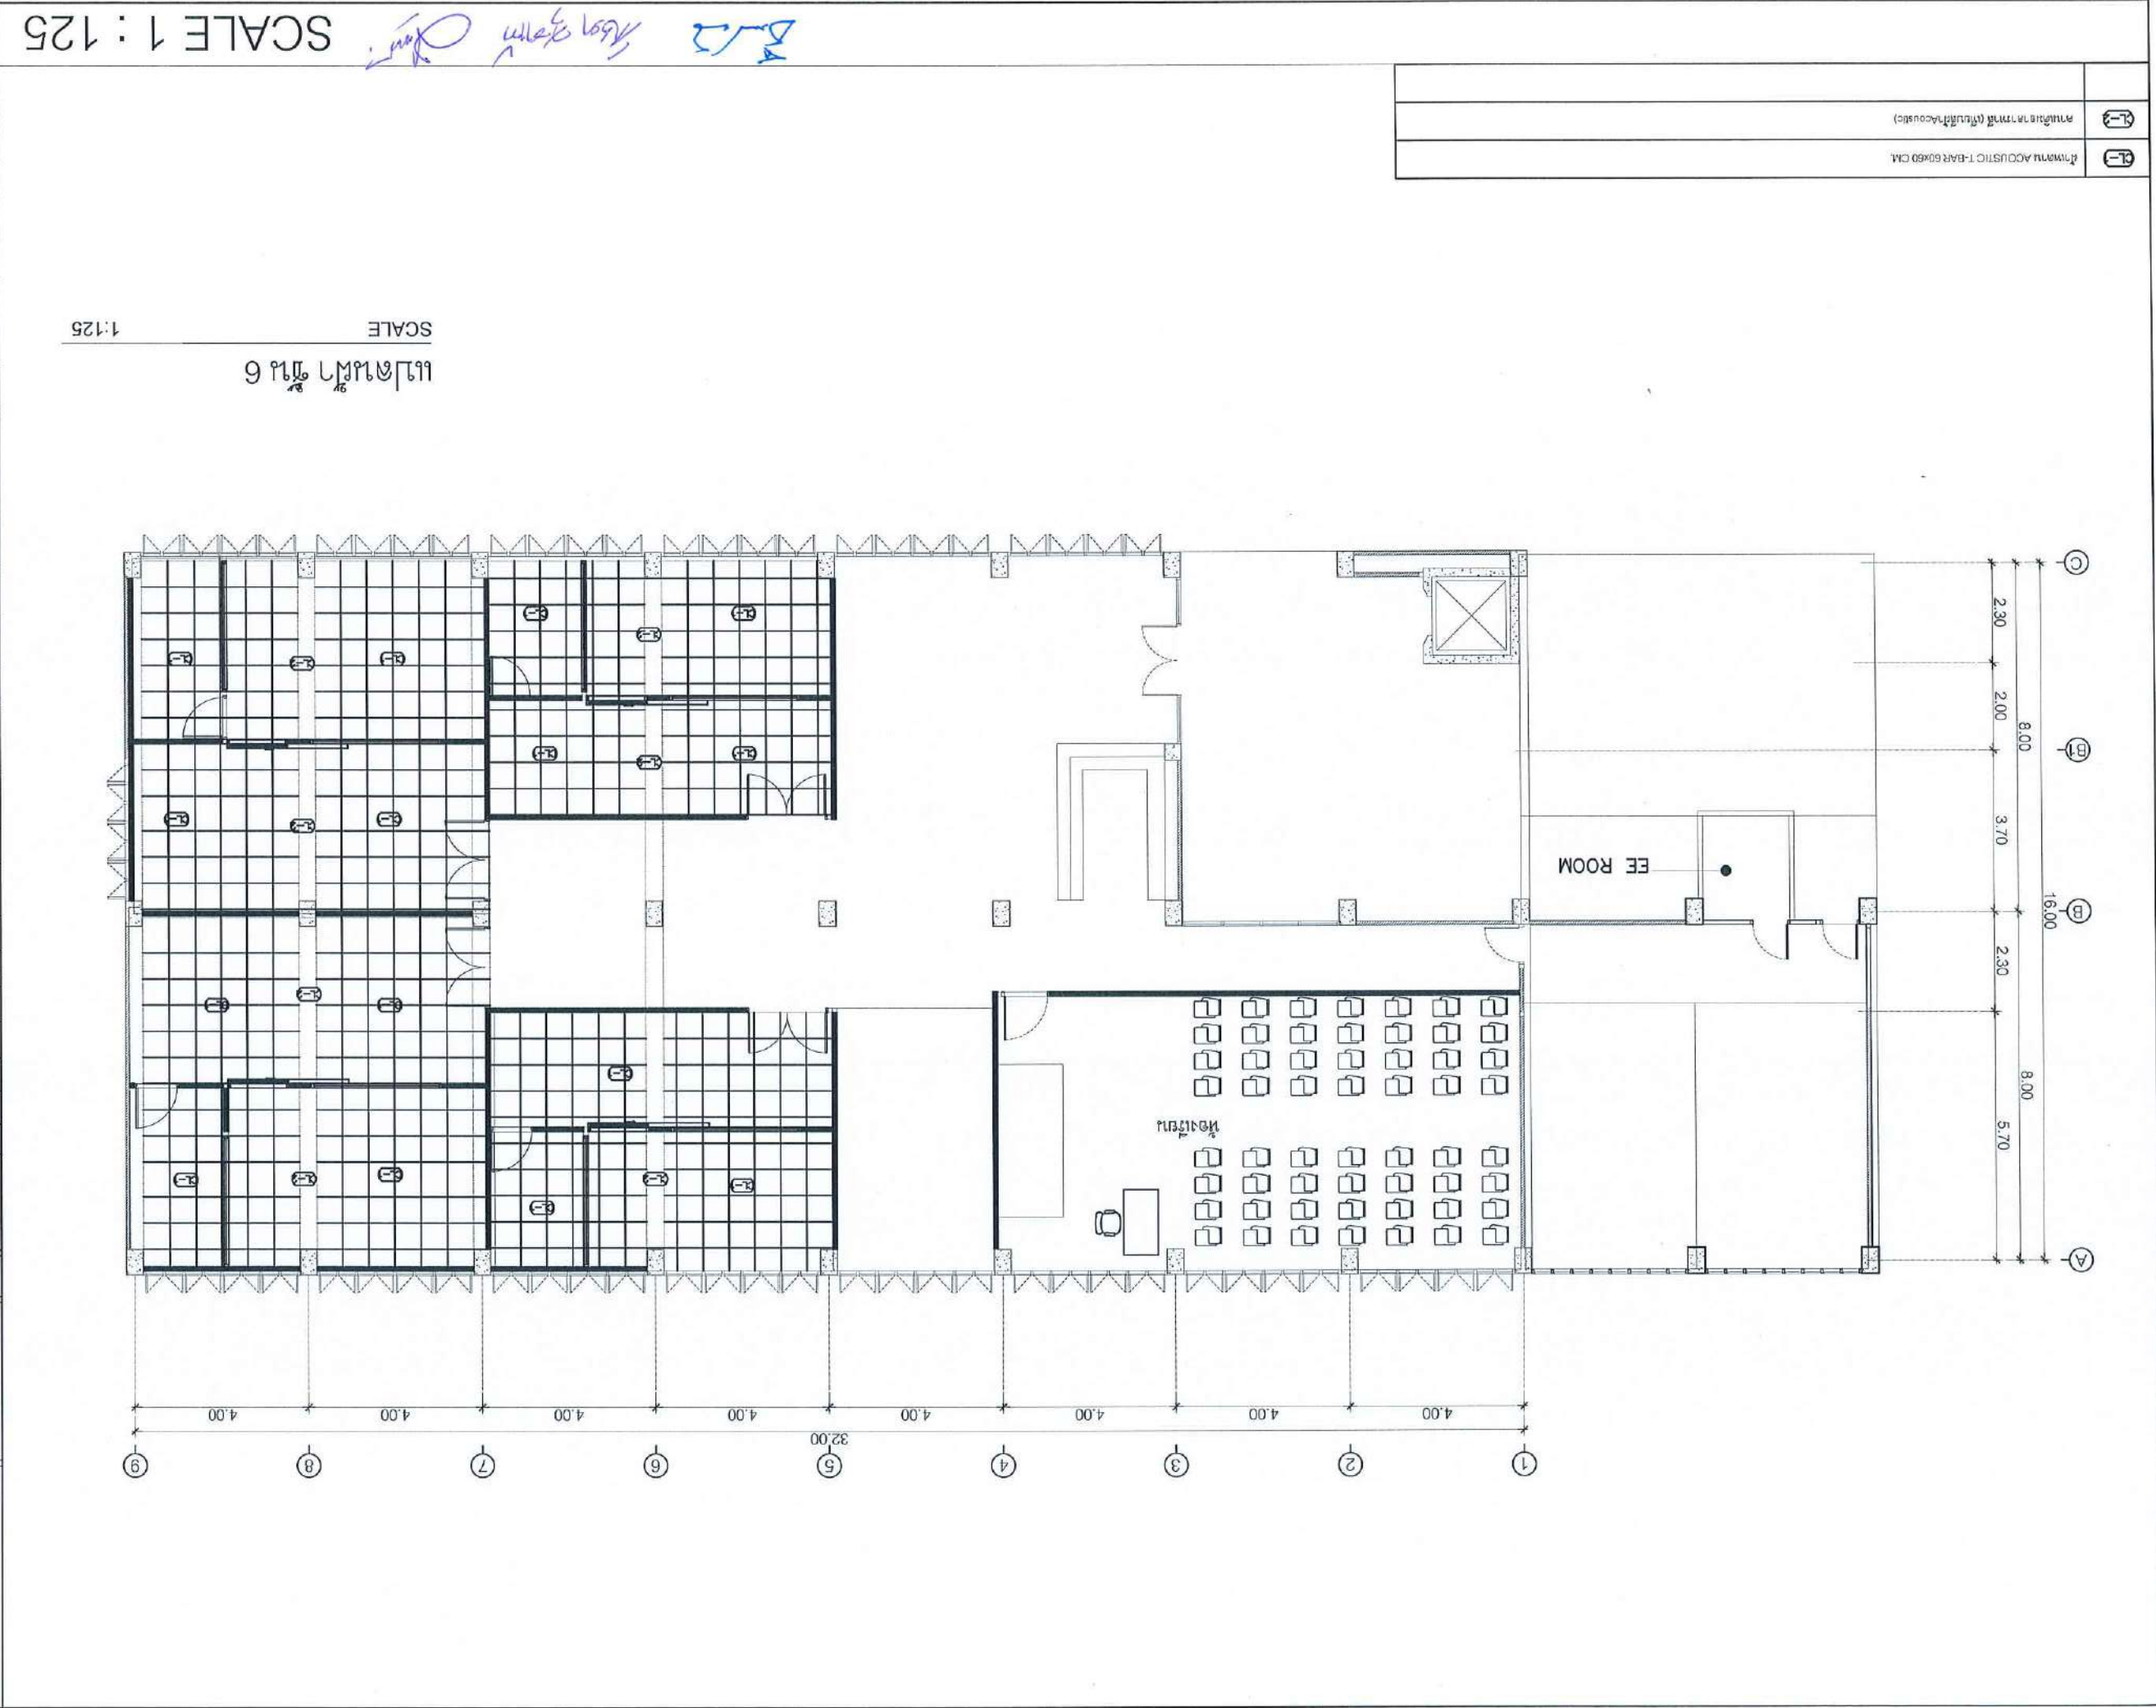

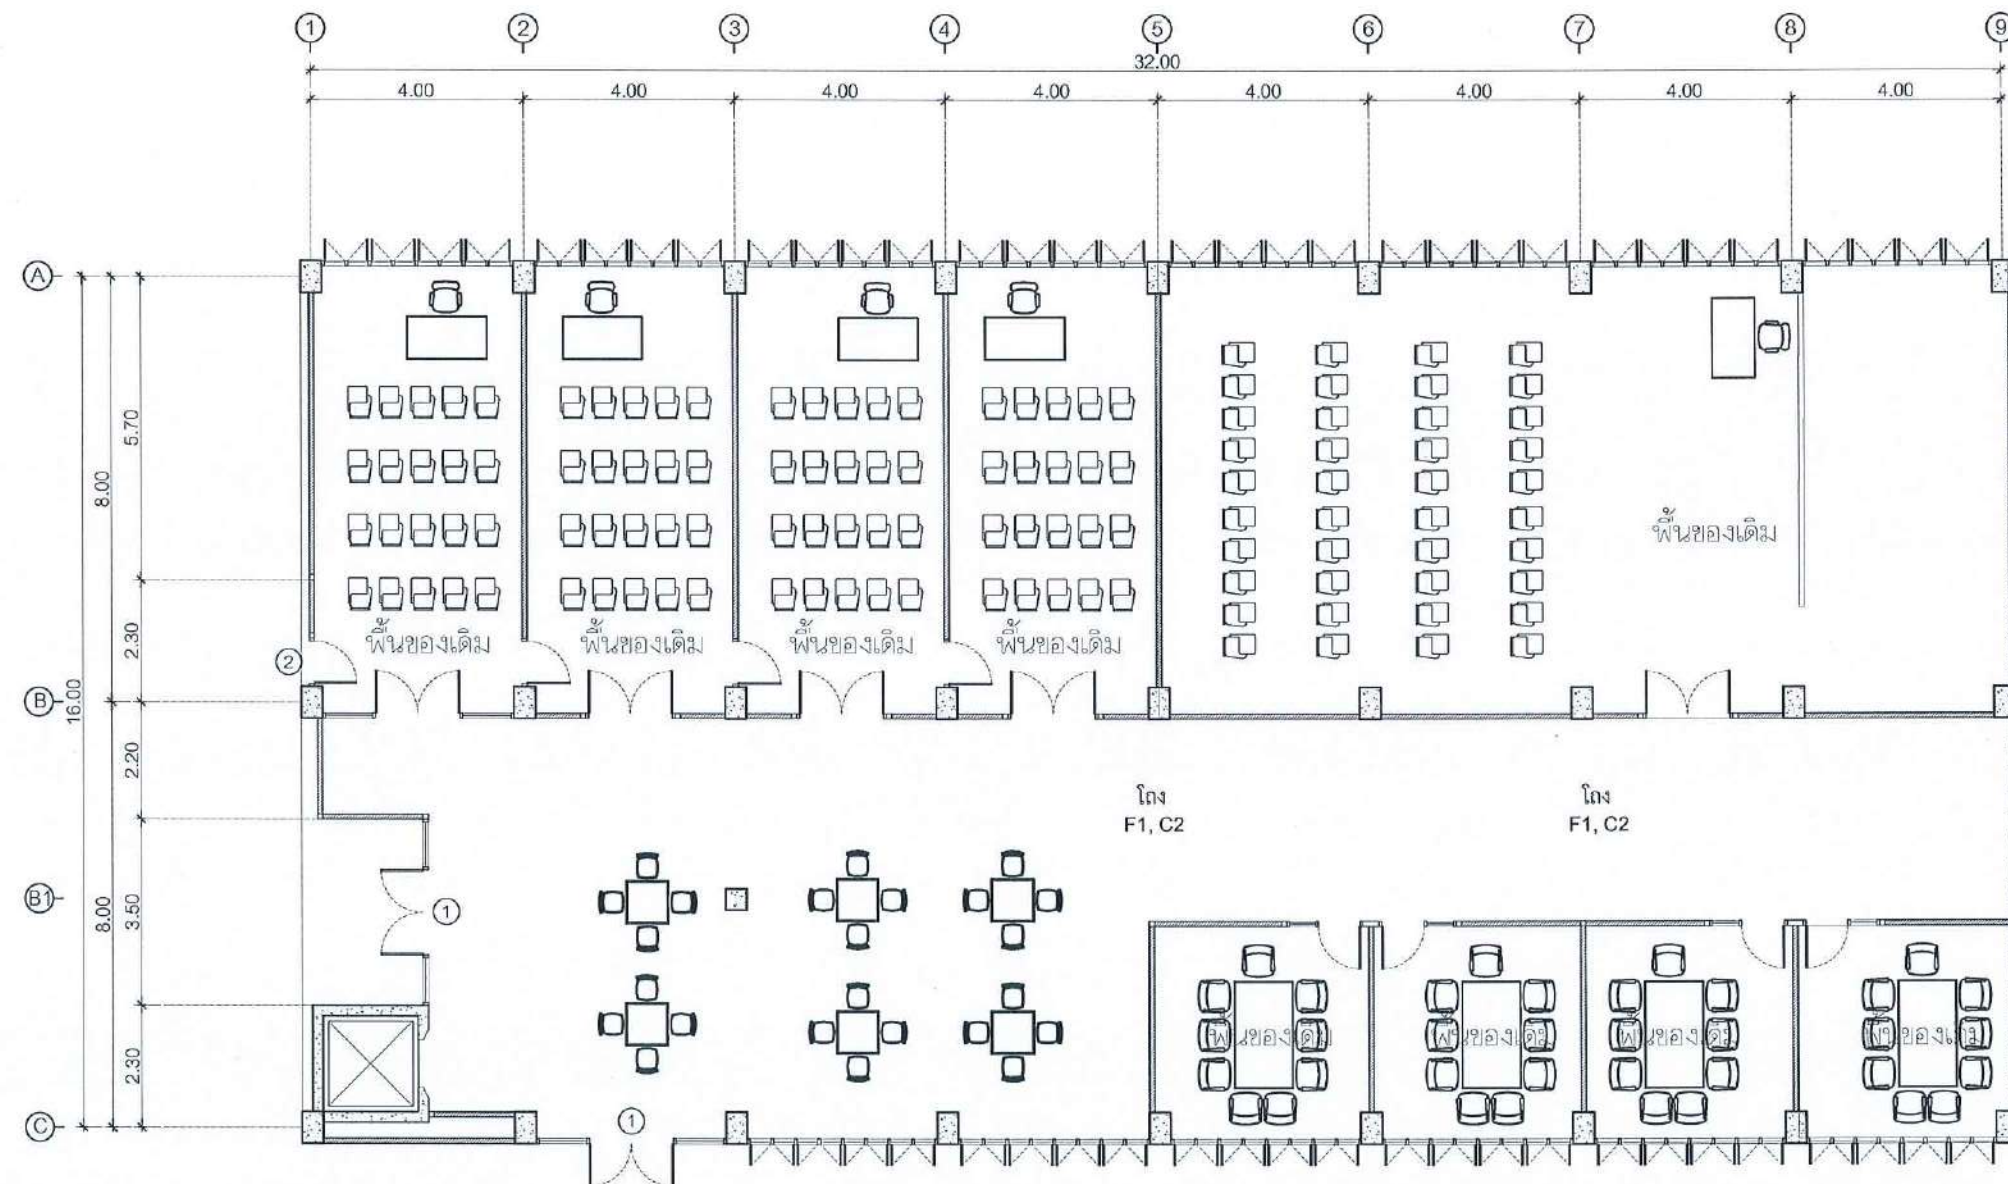

แปลนพื้นที่ 7

SCALE 1:125

SCALE 1 : 125

PROJECT :

งานปรับปรุงอาคาร คณะพยาบาลศาสตร์
มหาวิทยาลัยราชภัฏนครสวรรค์

ASSOCIATE ENGINEER :

ฐานันดร หล่มพานิช ภย. 63152

ASSOCIATE ARCHITECTS :

ทศพล ธรรมศิลป์ ภูมิ 20411

ARCHITECTS :

วสิน วัฒนวงษ์ ภา-สถ 21677

INTERIOR DESIGNER :

ELECTRICAL ENGINEER :

ภูไท อภัยสุน ภพก. 46872

DRAWING BY :

วสิน วัฒนวงษ์

REVISION CHECKED DATE

CUSTOMER :

DRAWING TITEL :

แปลนพื้นที่ 7


STAUTA : DRAWING No.

CHECKED BY :

APPROVED BY :

DATE : 20.10.2568

A1.18

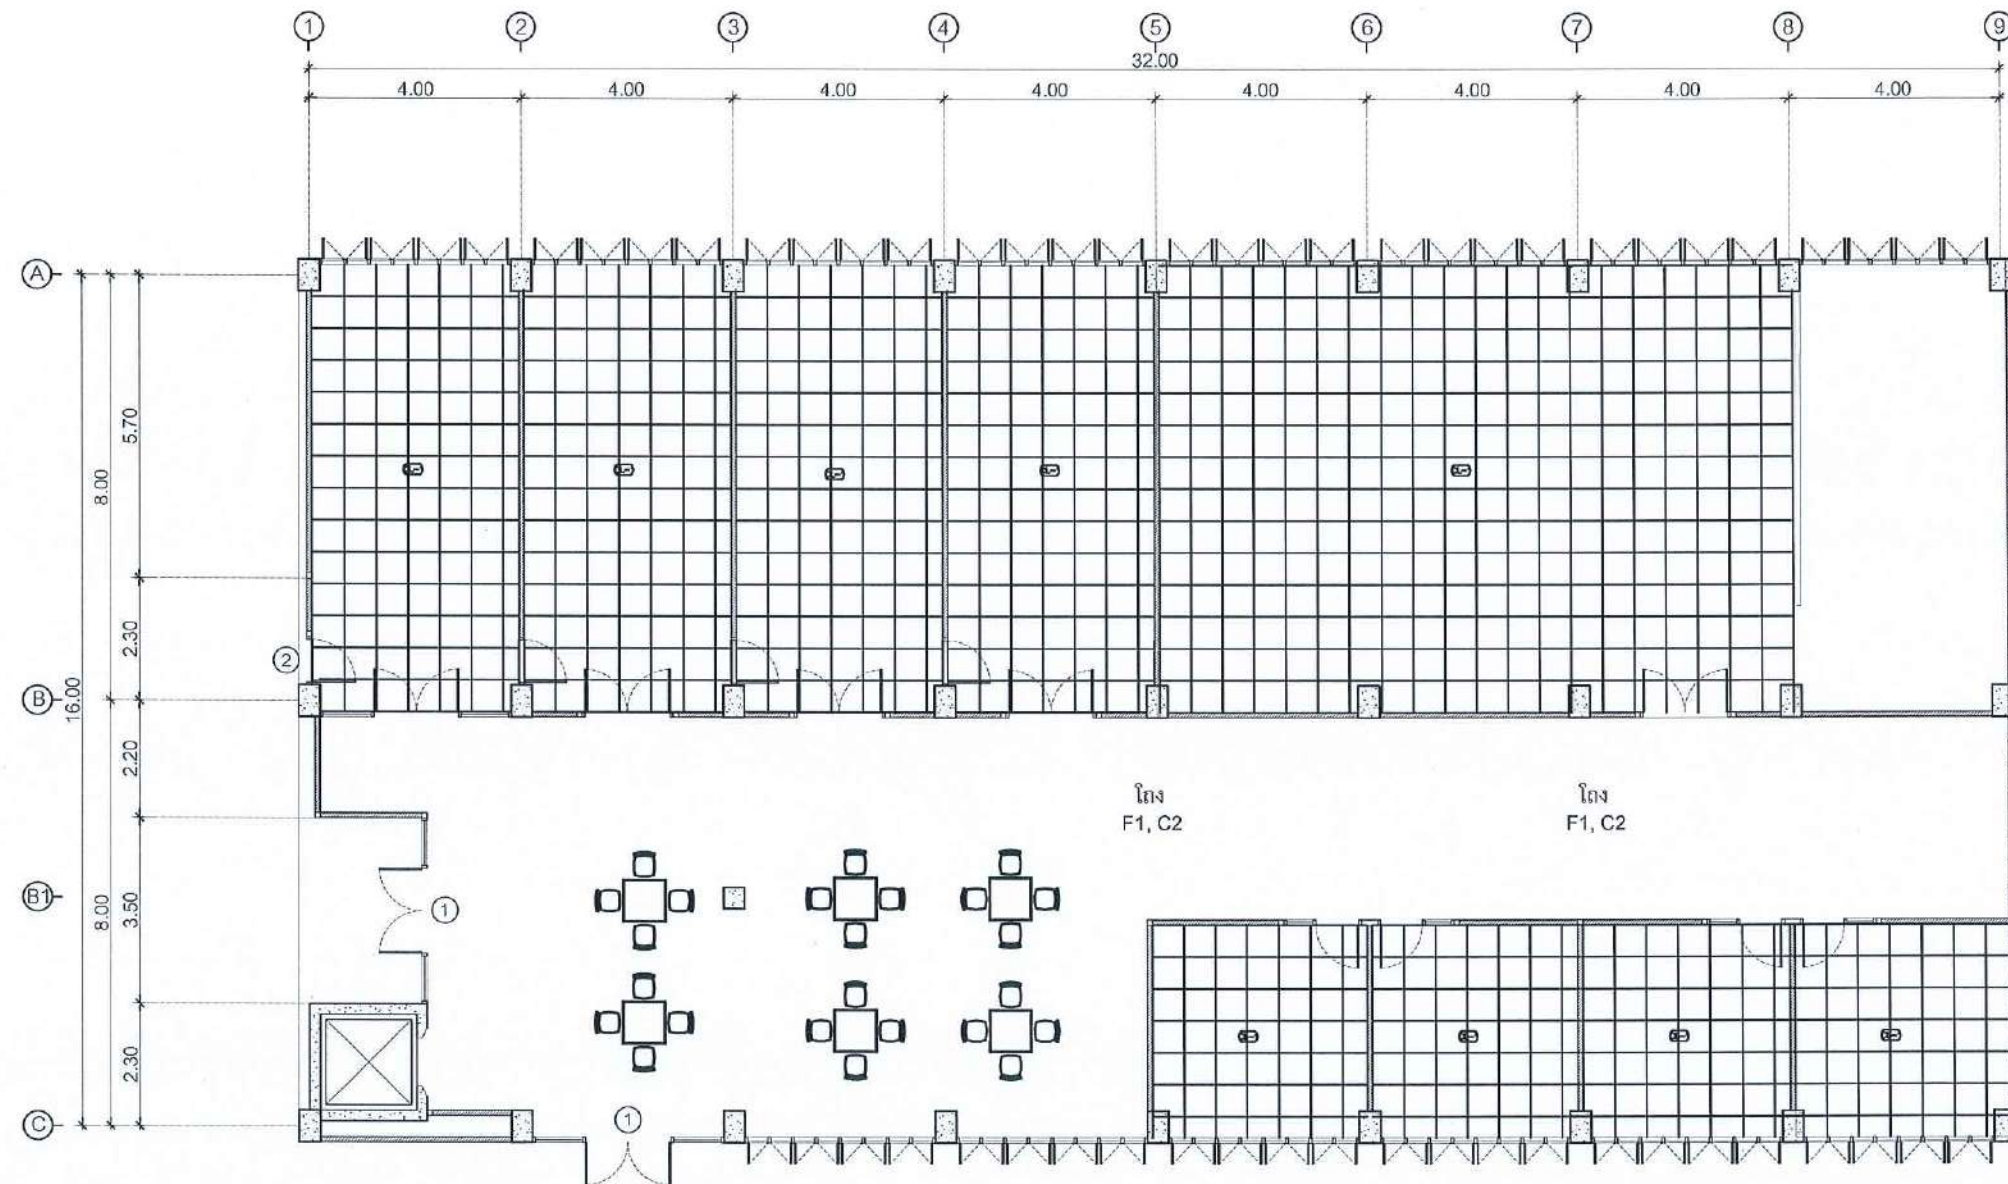

แปลนผ้า ชั้น 7

SCALE 1:125

CL	ผ้าทอ 111 ACOUSTIC T-BAR 60x60 CM.

PROJECT :

งานปรับปรุงอาคาร คณะพยาบาลศาสตร์
มหาวิทยาลัยราชภัฏนครสวรรค์

ASSOCIATE ENGINEER :

ฐานันดร หงวนพานิช ภษ. 63152

ASSOCIATE ARCHITECTS :

ทศพล อรรณศิริบุญฤทธิ ภ-สถ. 20411

ARCHITECTS :

วสิน วัฒนวงษ์ ภ-สถ. 21677

INTERIOR DESIGNER :

ELECTRICAL ENGINEER :

ภูไท อภัยสุน ภพท. 46872

DRAWING BY : วสิน วัฒนวงษ์

วสิน วัฒนวงษ์

REVISION	CHECKED	DATE


CUSTOMER :

DRAWING TITEL :

แปลนผ้าชั้น 7

STAUTA :	DRAWING No.
CHECKED BY :	A1.19
APPROVED BY :	
DATE : 20.10.2568	

SCALE 1 : 125

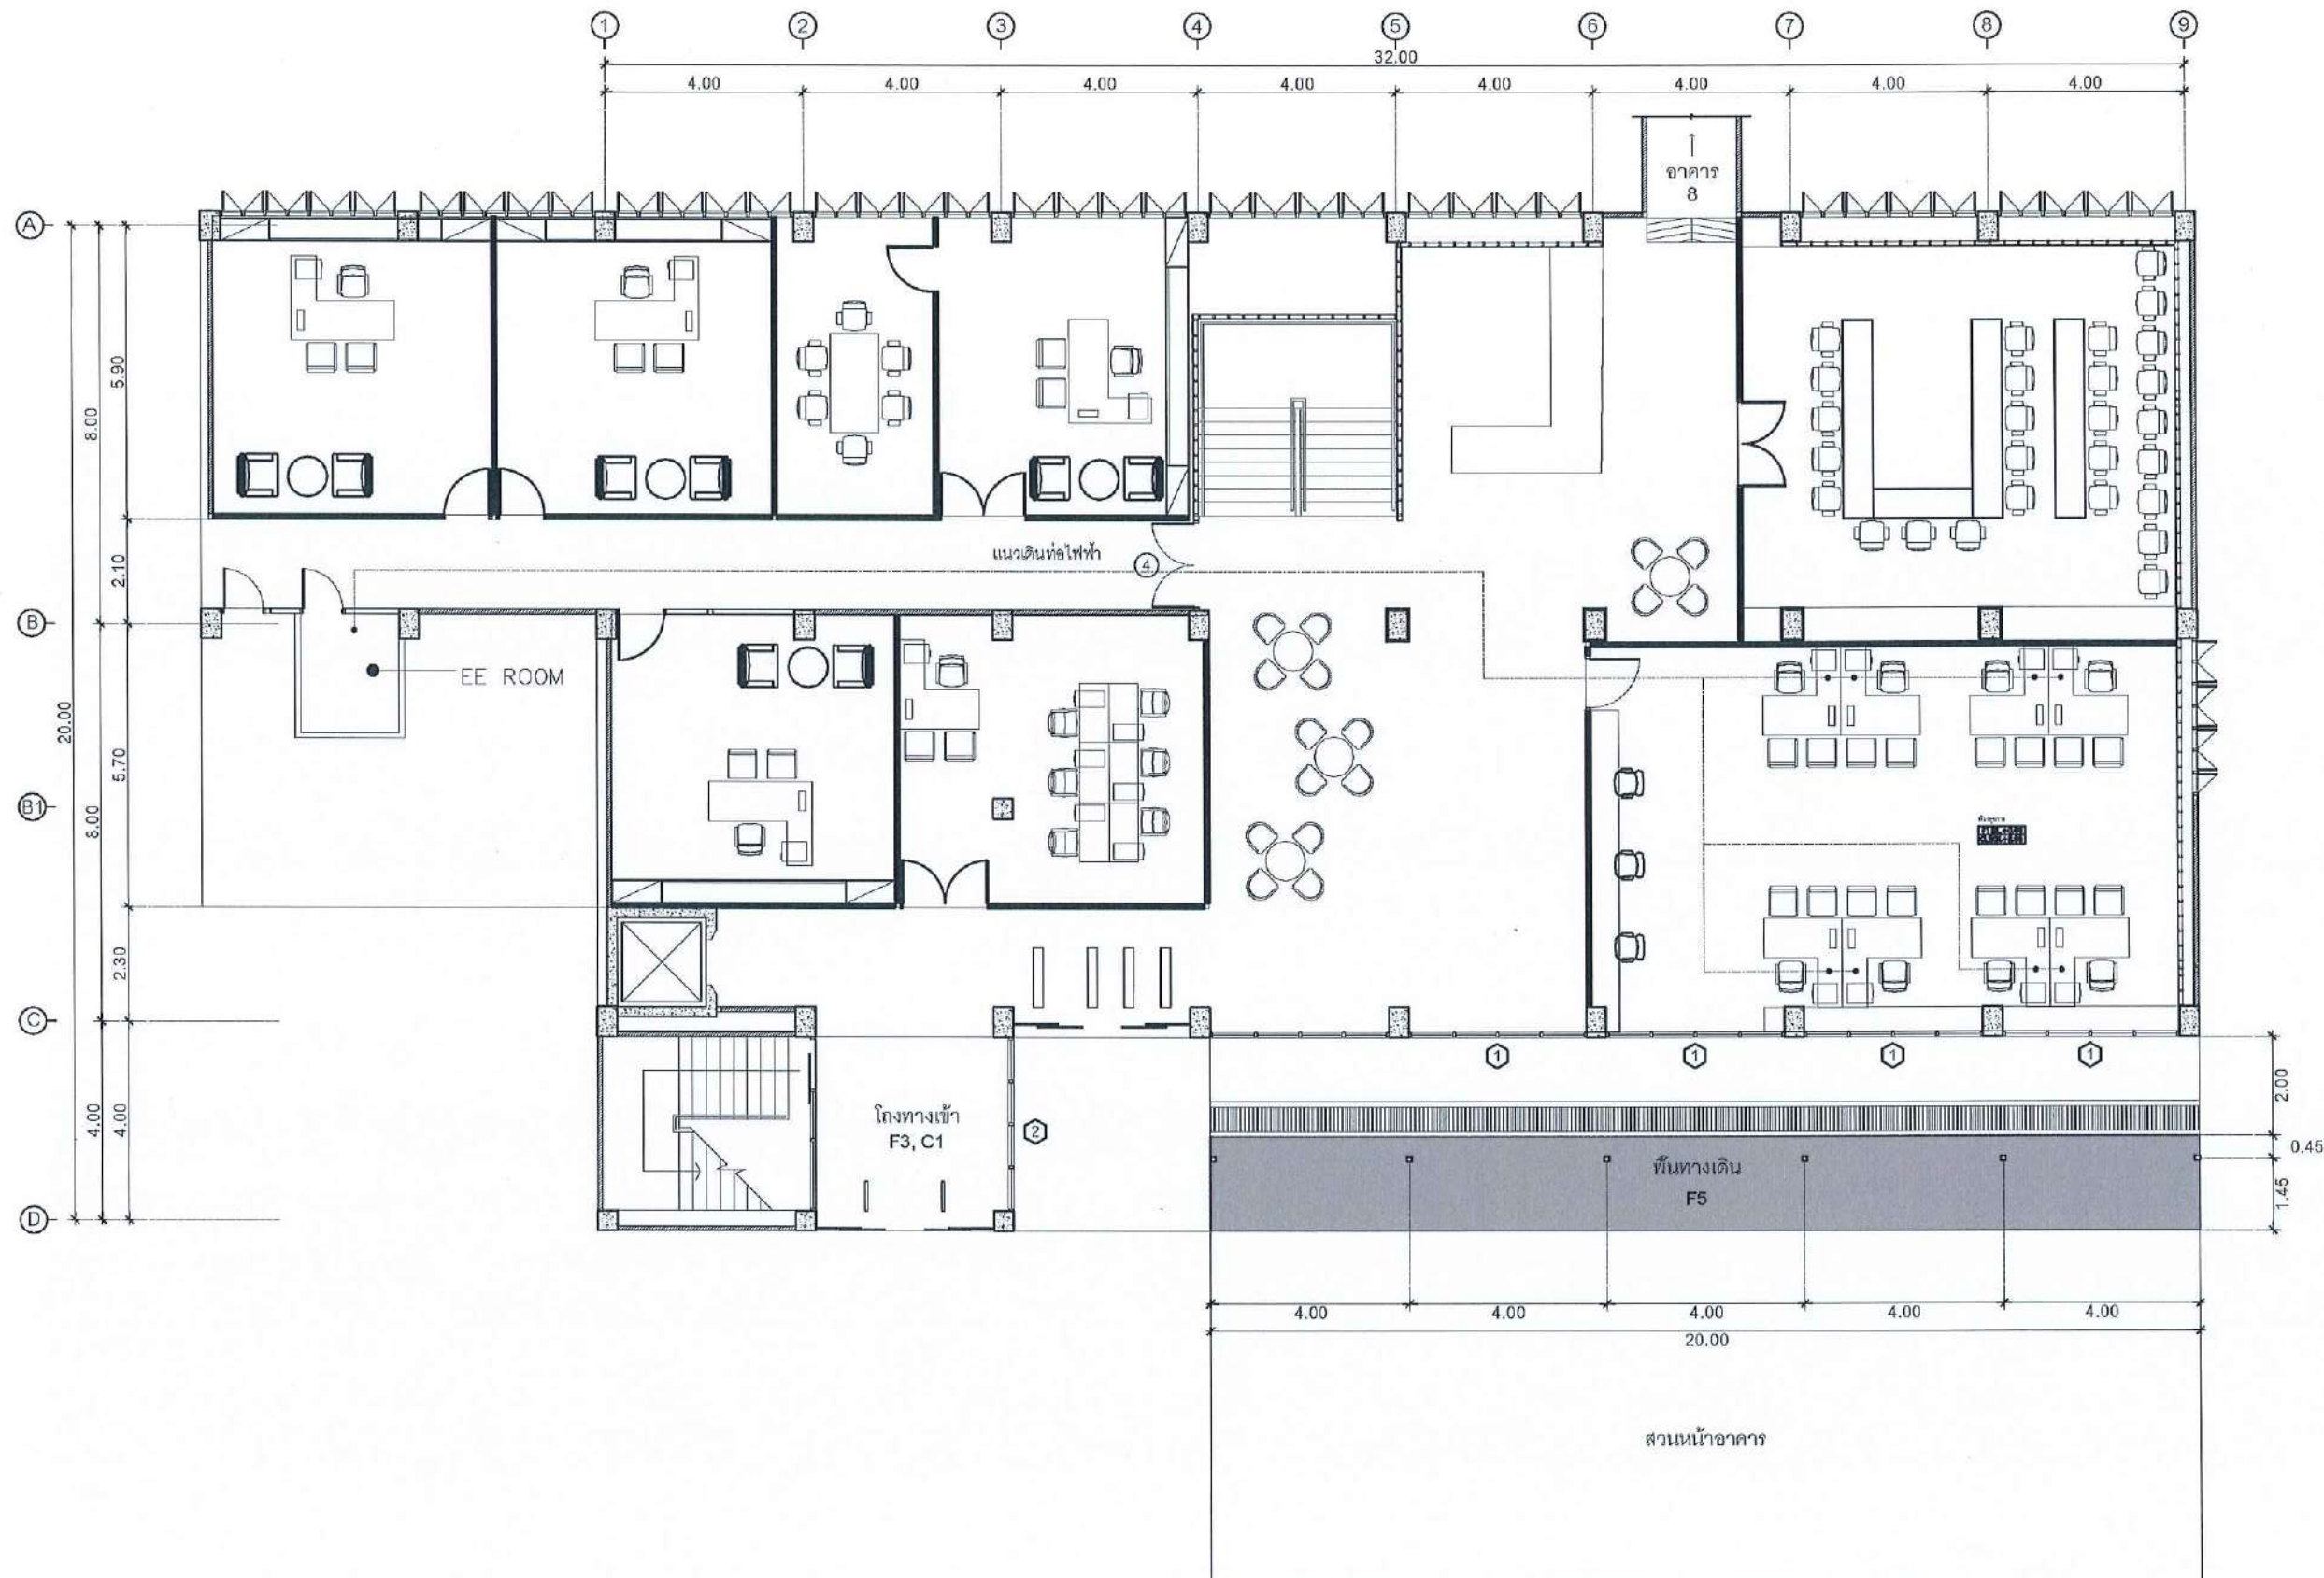

แปลนแนวดินต่อไฟฟ้าชั้น 1
SCALE 1:125

SCALE 1 : 125

PROJECT :

งานปรับปรุงอาคาร คณะพยาบาลศาสตร์
มหาวิทยาลัยราชภัฏนครสวรรค์

ASSOCIATE ENGINEER :

ฐานันดร ห่อหมก อย. 63152

ASSOCIATE ARCHITECTS :

ทศพล อรรถศิลป์ อย. 20411

ARCHITECTS :

วสิน สมนะวงษ์ อย. 21677

INTERIOR DESIGNER :

ELECTRICAL ENGINEER :

ภูไท อภิบาล อย. 46872

DRAWING BY :

วสิน สมนะวงษ์


REVISION	CHECKED	DATE

CUSTOMER :

DRAWING TITEL :

แปลนแนวดินต่อไฟฟ้าชั้น 1

STAUTA :	DRAWING No.
CHECKED BY :	ME1.02
APPROVED BY :	
DATE : 20.10.2568	

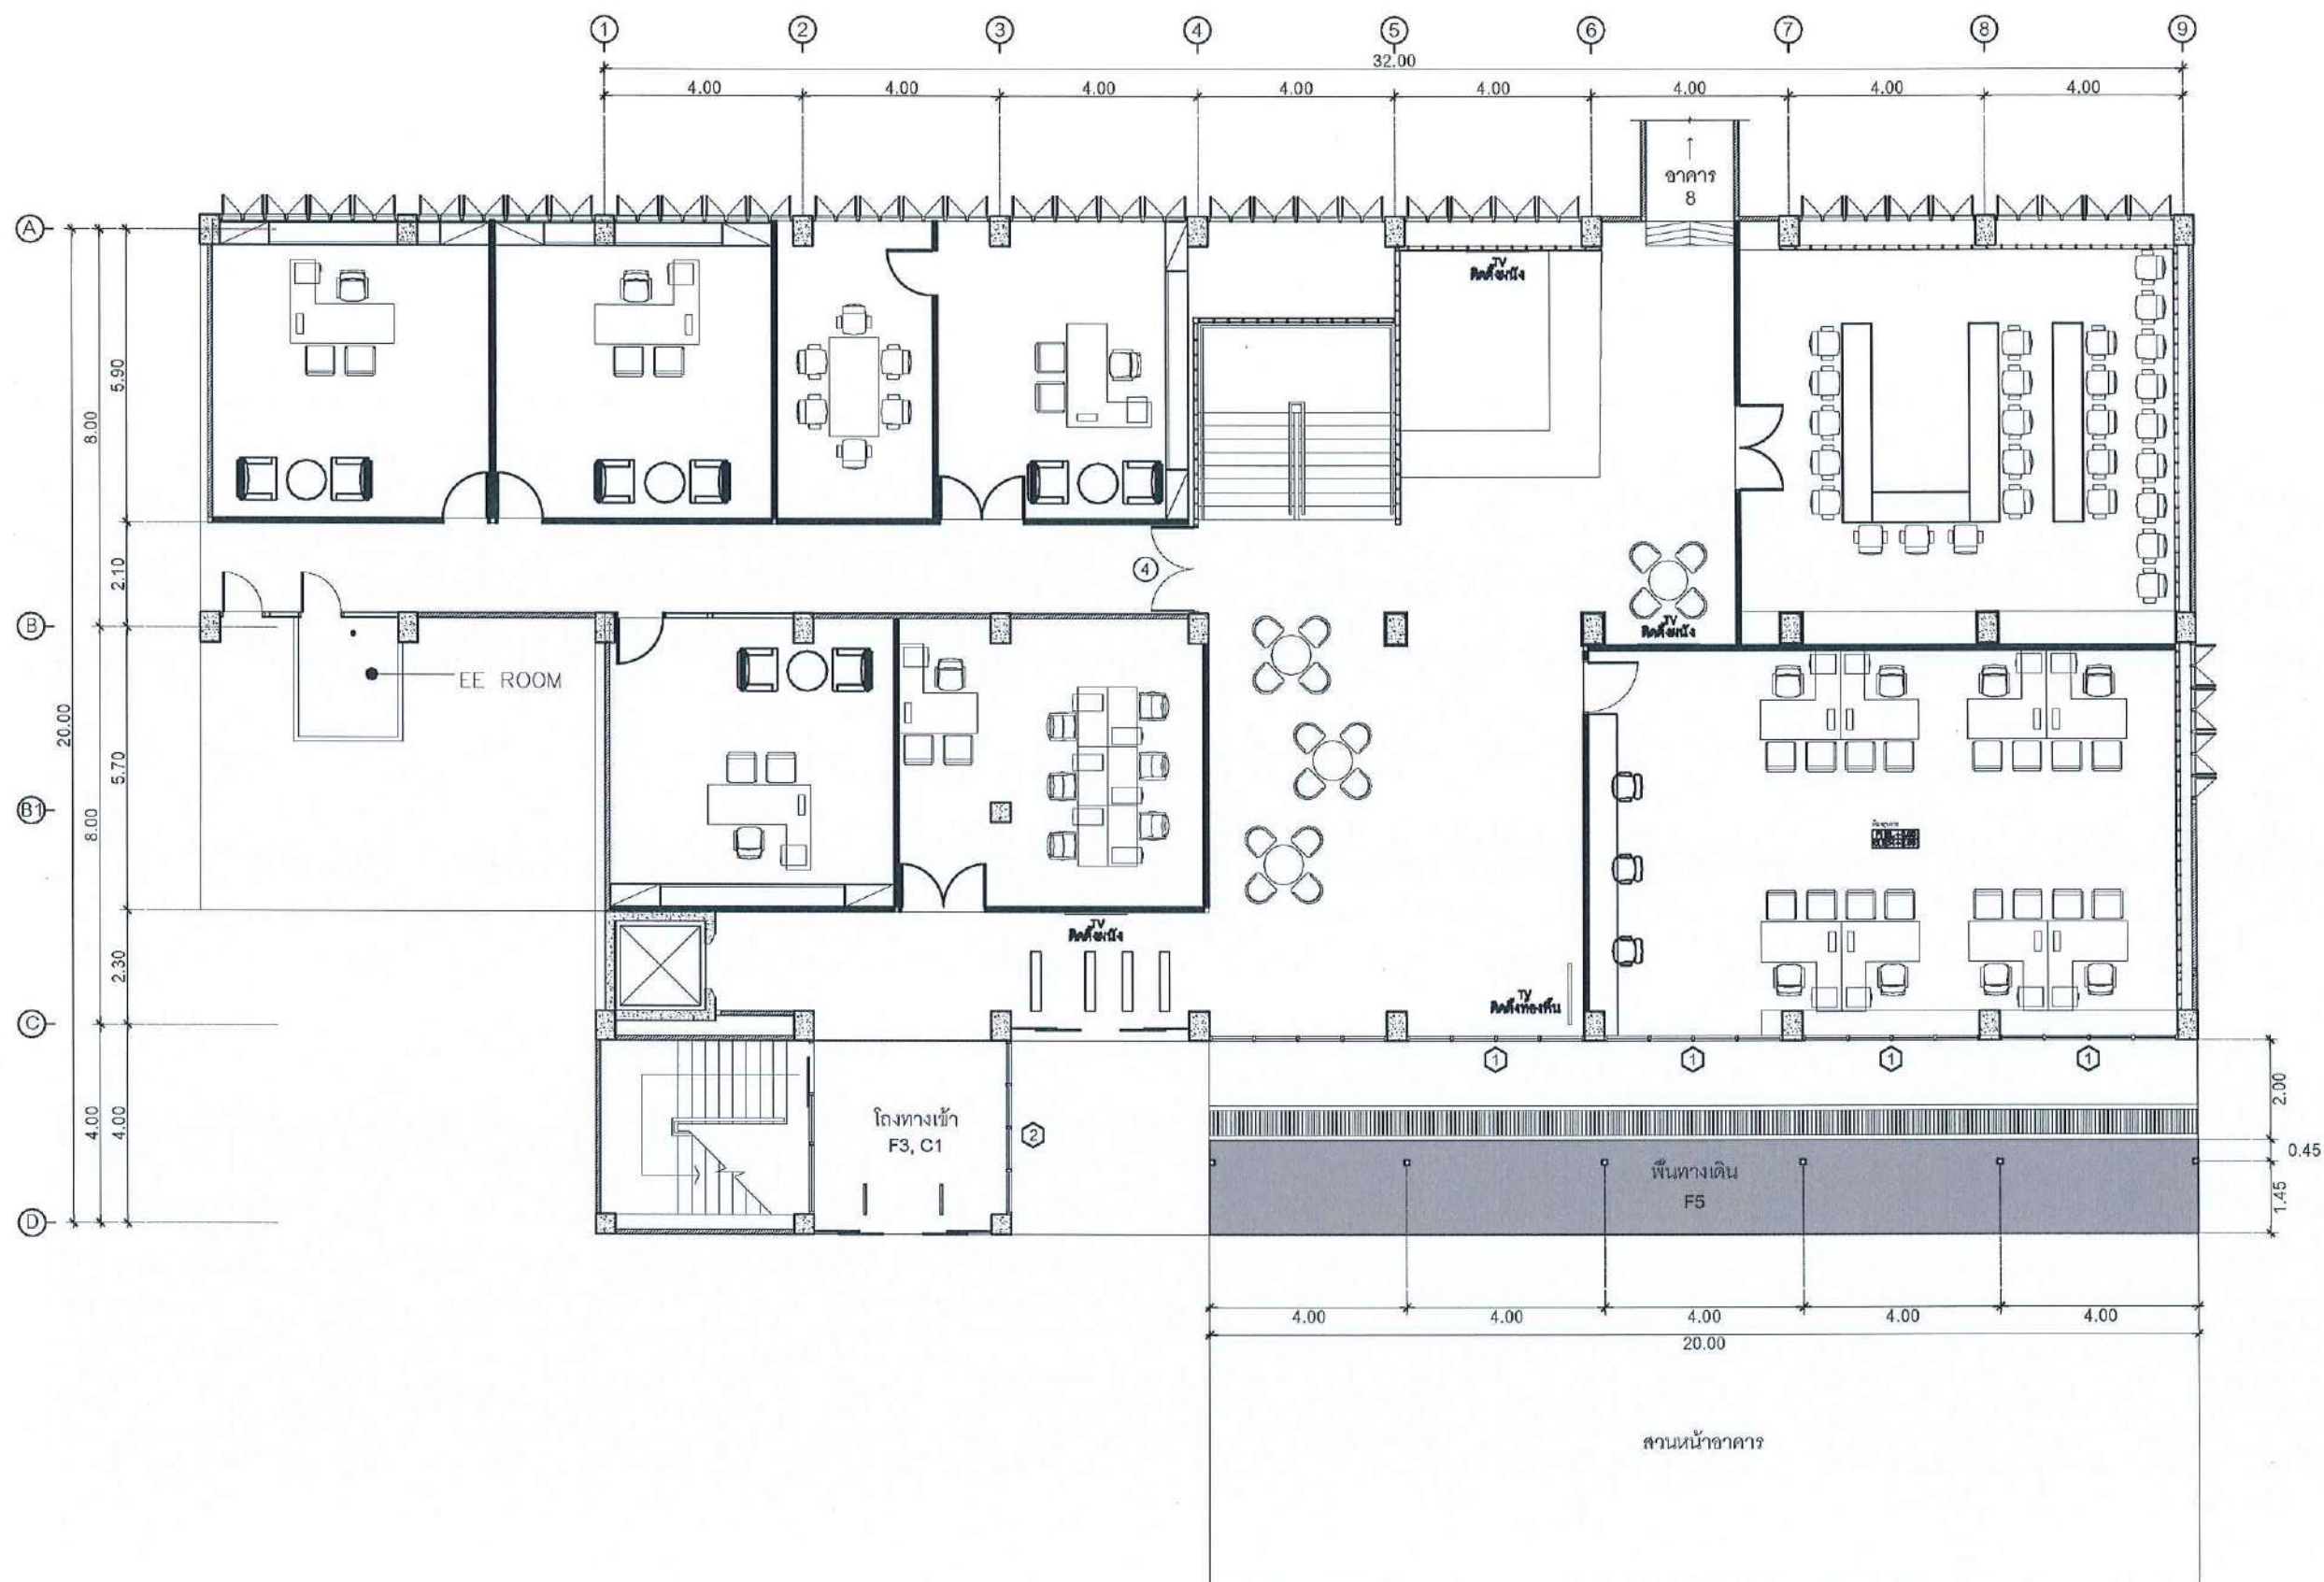

แปลน TV ชั้น 1

SCALE

1:125

SCALE 1 : 125

PROJECT :

งานปรับปรุงอาคาร คณะพยาบาลศาสตร์
มหาวิทยาลัยราชภัฏนครสวรรค์

ASSOCIATE ENGINEER :

ฐานันตร์ หล่มพานิช ภย. 63152

ASSOCIATE ARCHITECTS :

ทศพล ธรรมศิลป์นิติ ภ-สถ. 20411

ARCHITECTS :

วสิน วัฒนวงษ์ ภ-สถ 21677

INTERIOR DESIGNER :

ELECTRICAL ENGINEER :

ภูไท อภัยสุน ภพท. 46872

DRAWING BY :

วสิน วัฒนวงษ์

REVISION

CHECKED

DATE

CUSTOMER :

DRAWING TITEL :

แปลน TV ชั้น 1

STAUTA :


DRAWING No.

CHECKED BY :

APPROVED BY :

DATE : 20.10.2568

ME1.01

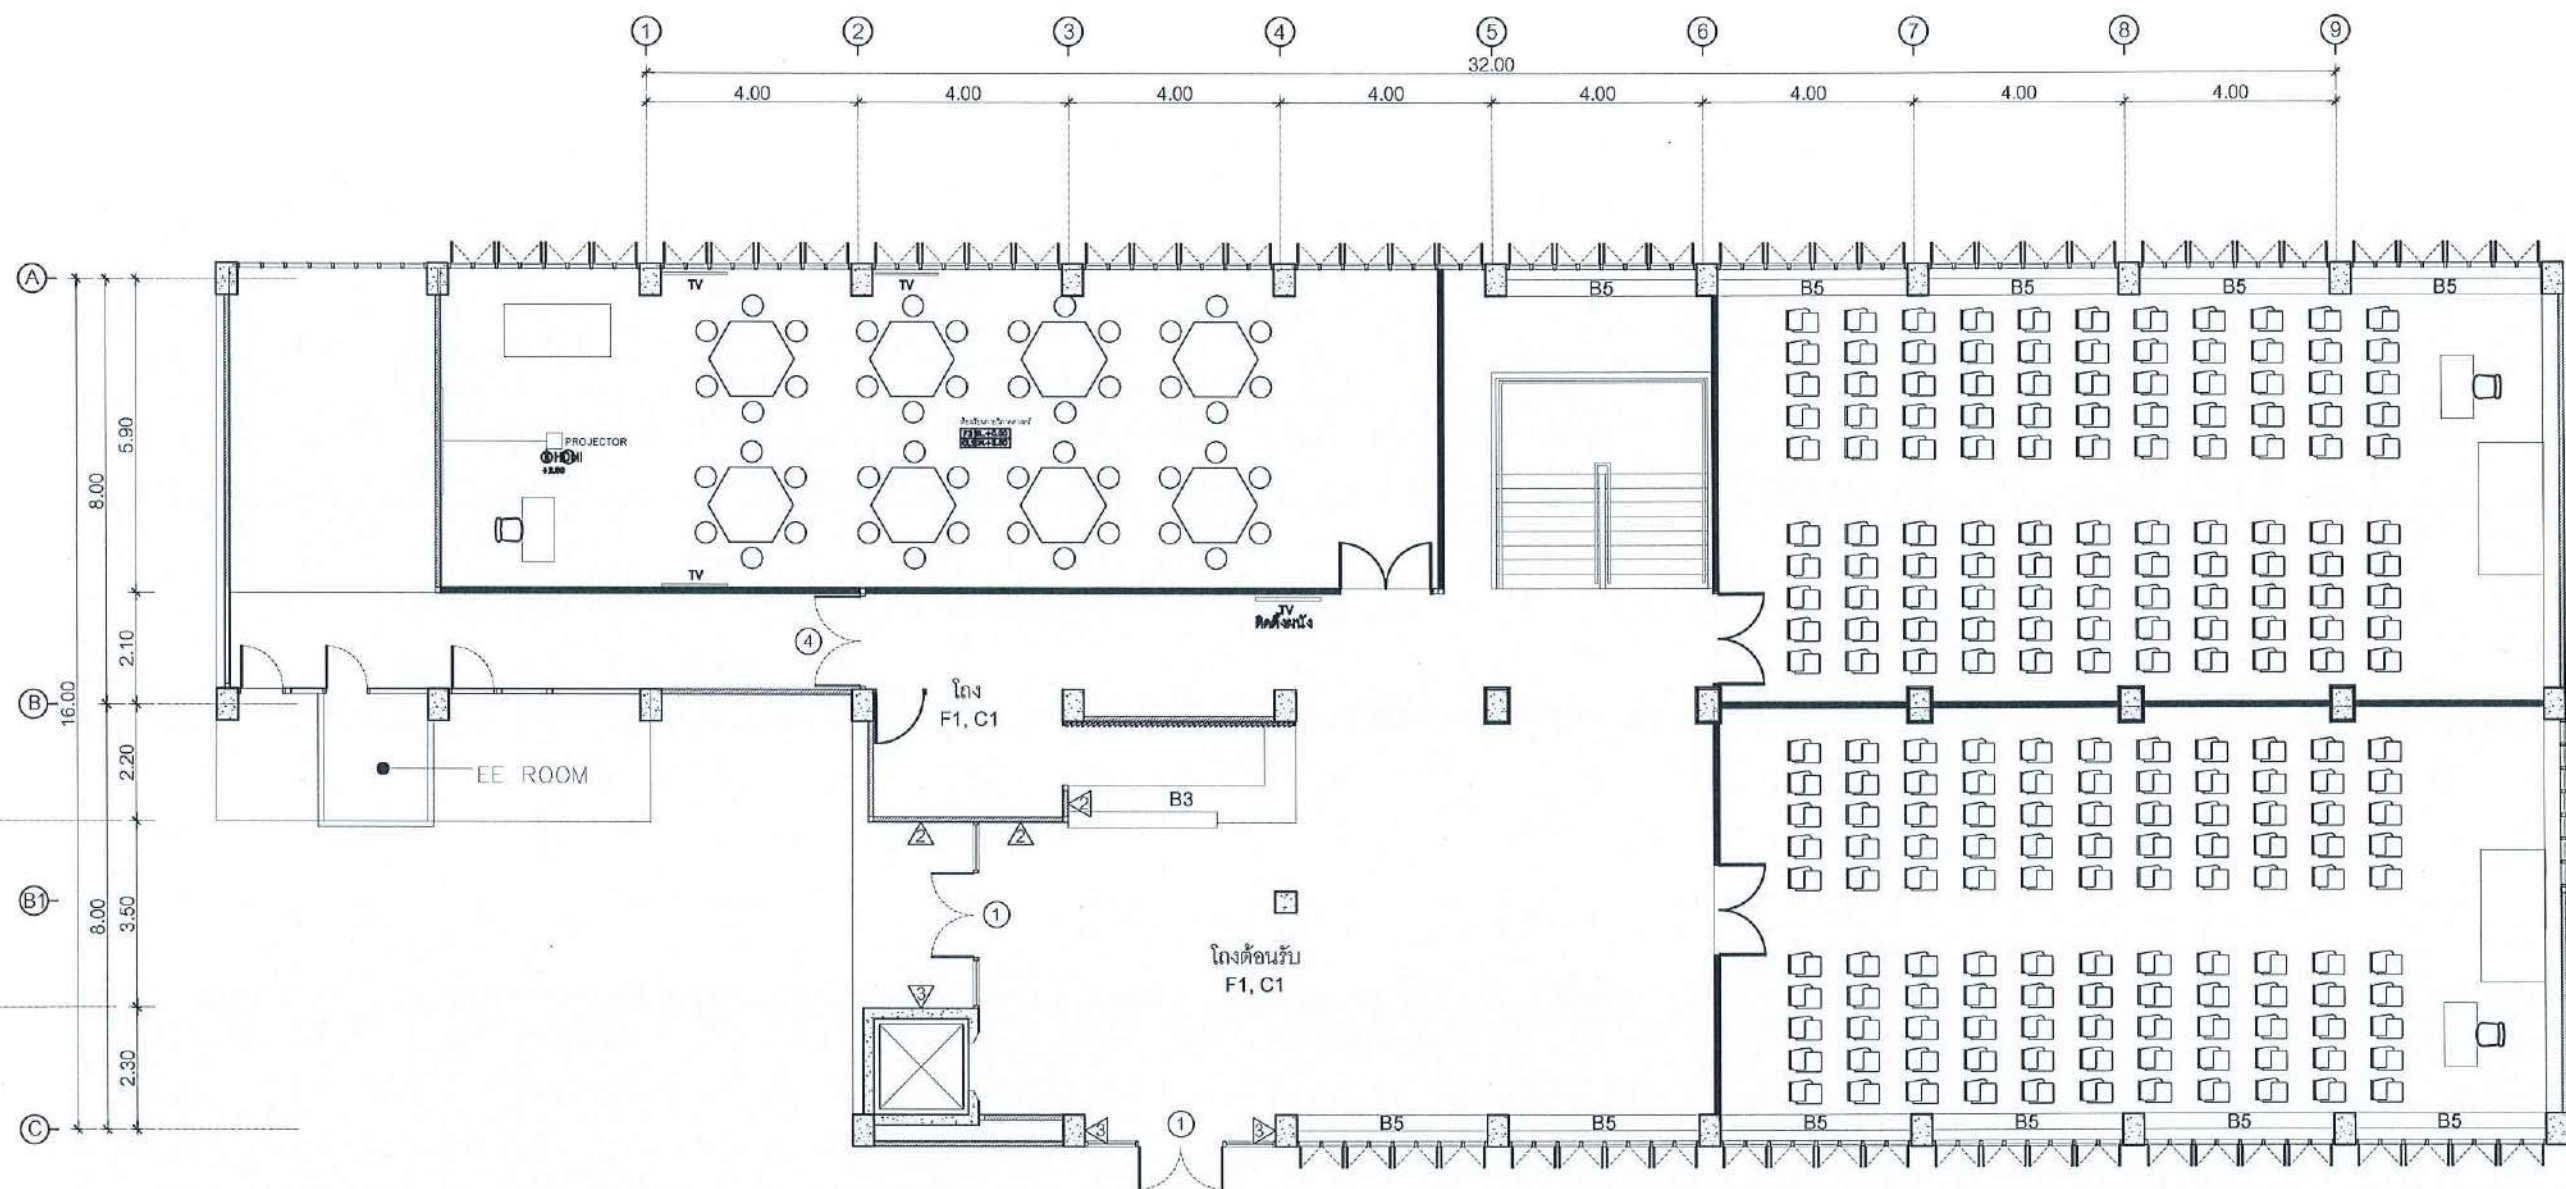

แปลน TV ชั้น 3

SCALE

1:125

PROJECT :

งานปรับปรุงอาคาร คณะพยาบาลศาสตร์
มหาวิทยาลัยราชภัฏนครสวรรค์

ASSOCIATE ENGINEER :

ฐานันดร หสวนพานิช ทย. 63152

ASSOCIATE ARCHITECTS :

ทศพล อรรณศิลป์บุญญิตี ภ-สถ. 20411

ARCHITECTS :

วสิน สมนะวงษ์ ภ-สถ 21677

INTERIOR DESIGNER :

ELECTRICAL ENGINEER :

ภูไท อภัยสุน ภพท. 46872

DRAWING BY :

วสิน สมนะวงษ์

REVISION

CHECKED

DATE

CUSTOMER :

DRAWING TITEL :

แปลน TV ชั้น 3

STAUTA :

DRAWING No.


CHECKED BY :

APPROVED BY :

DATE : 20.10.2568

ME1.03

SCALE 1 : 125

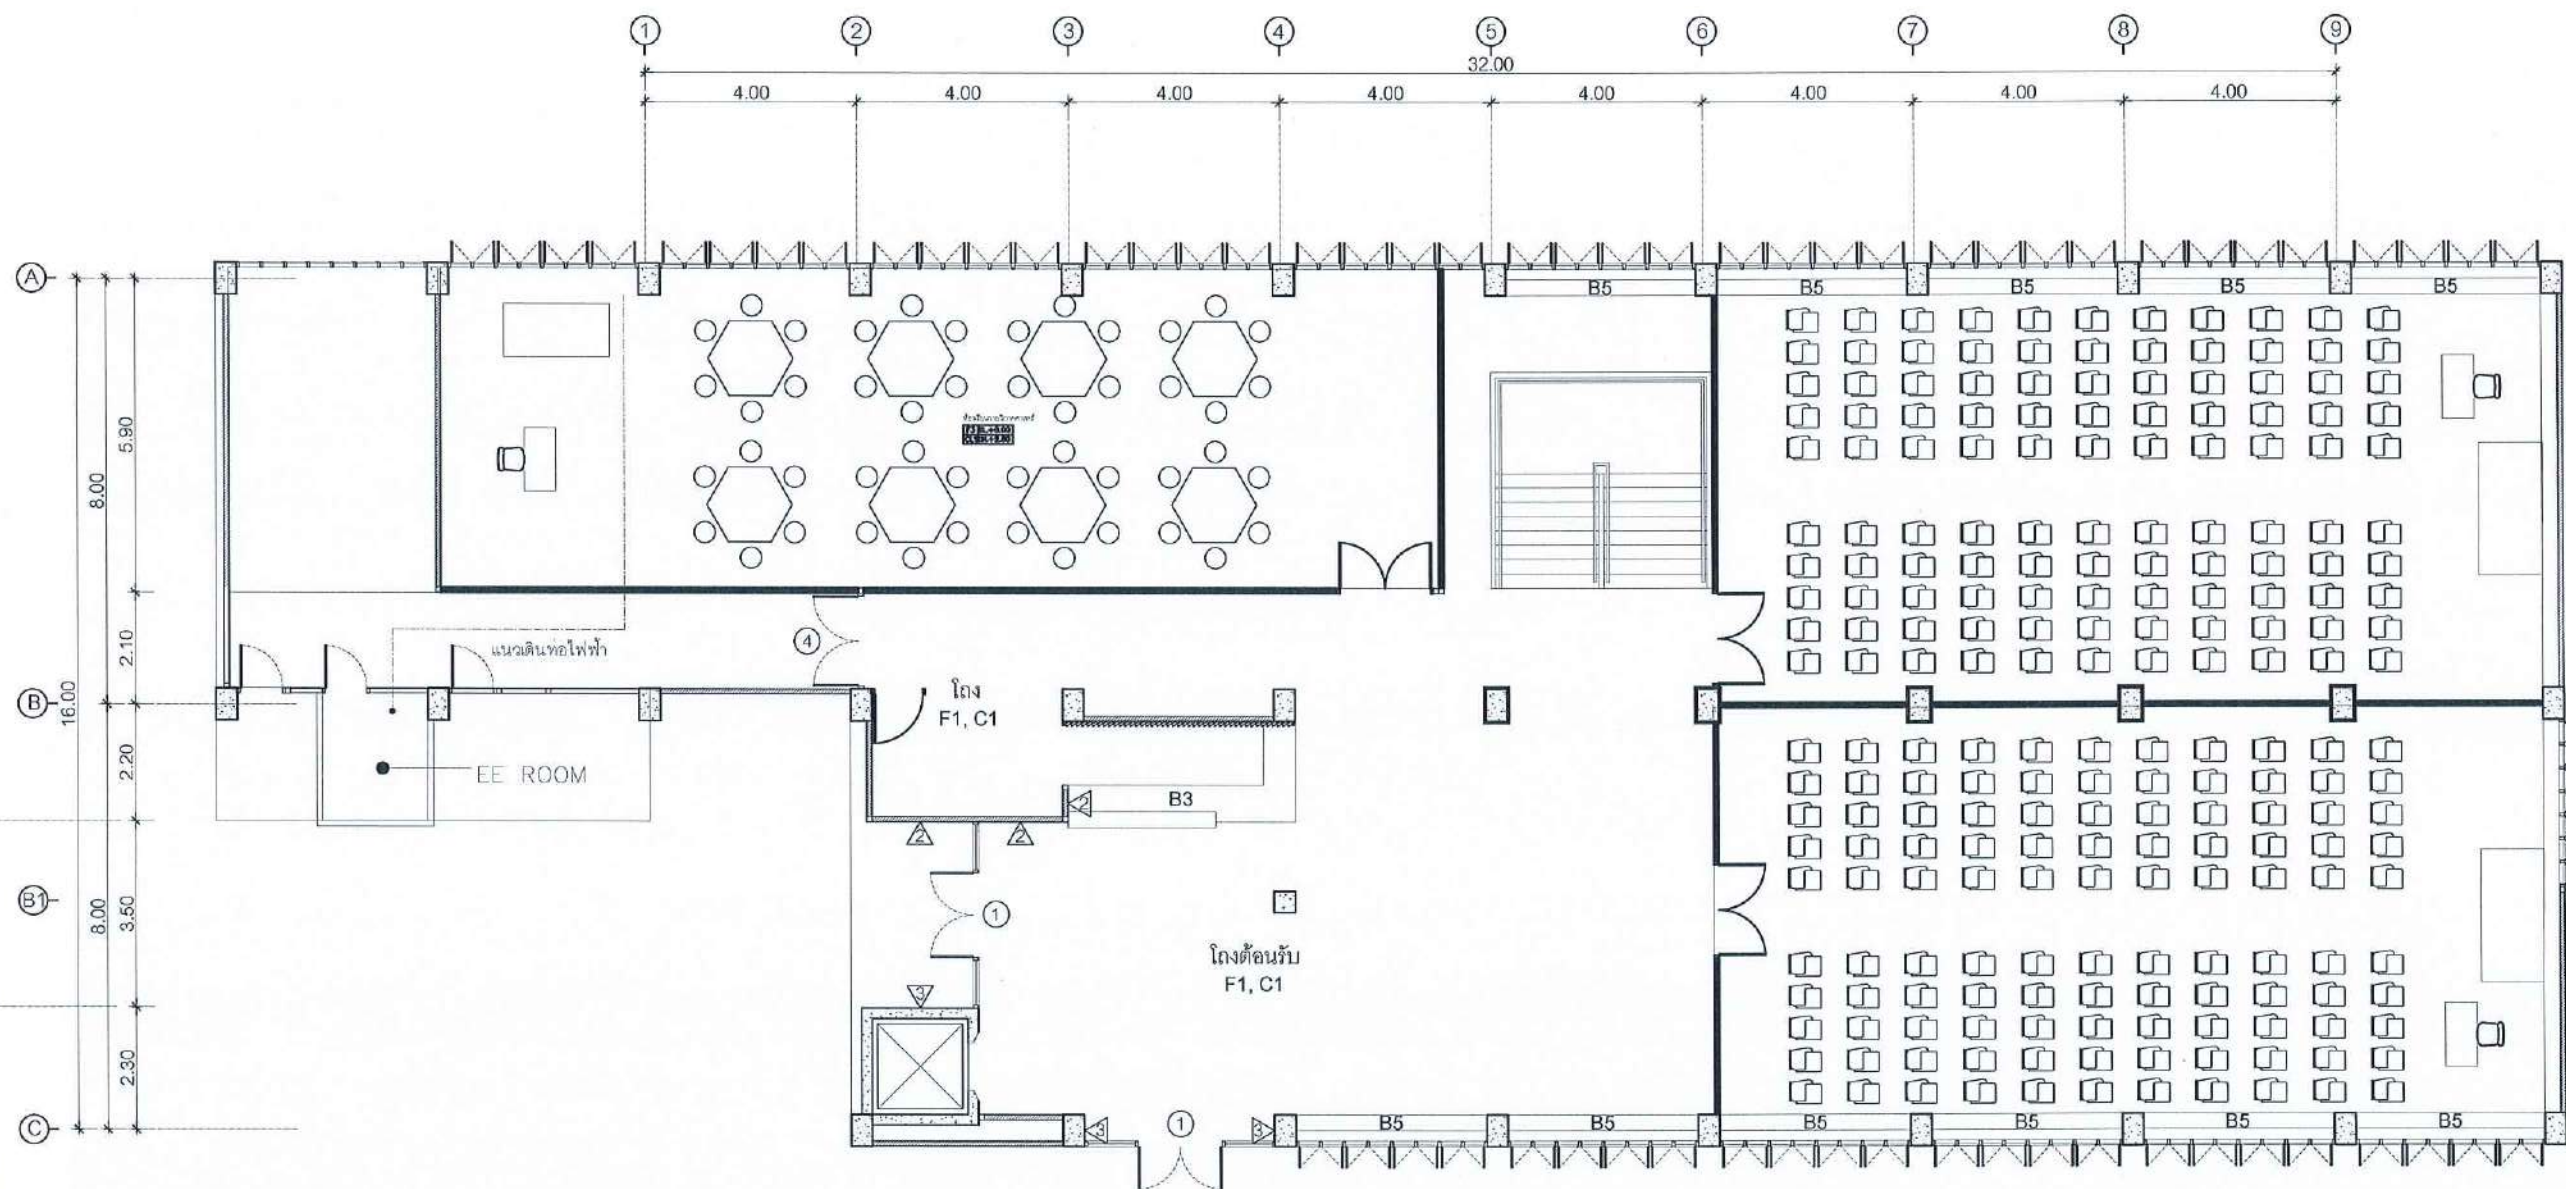

แปลนแนวเดินท่อไฟฟ้าชั้น 3
จากตู้ CB

SCALE 1:125

PROJECT :

งานปรับปรุงอาคาร คณะพยาบาลศาสตร์
มหาวิทยาลัยราชภัฏนครสวรรค์

ASSOCIATE ENGINEER :

ฐานันดร ห่อพานิช ภา. 63152

ASSOCIATE ARCHITECTS :

ทศพล อรรณพวิบูลย์ ภา-สถ. 20411

ARCHITECTS :

วสิน สมนะวงษ์ ภา-สถ. 21677

INTERIOR DESIGNER :

ELECTRICAL ENGINEER :

ภูไท อภัยสุน ภา. 46872

DRAWING BY :

วสิน สมนะวงษ์

REVISION	CHECKED	DATE

CUSTOMER :


DRAWING TITEL :

แปลนแนวเดินท่อไฟฟ้าชั้น 3

STAUTA :	DRAWING No.
CHECKED BY :	ME1.04
APPROVED BY :	
DATE : 20.10.2568	

วสิน สมนะวงษ์

SCALE 1 : 125

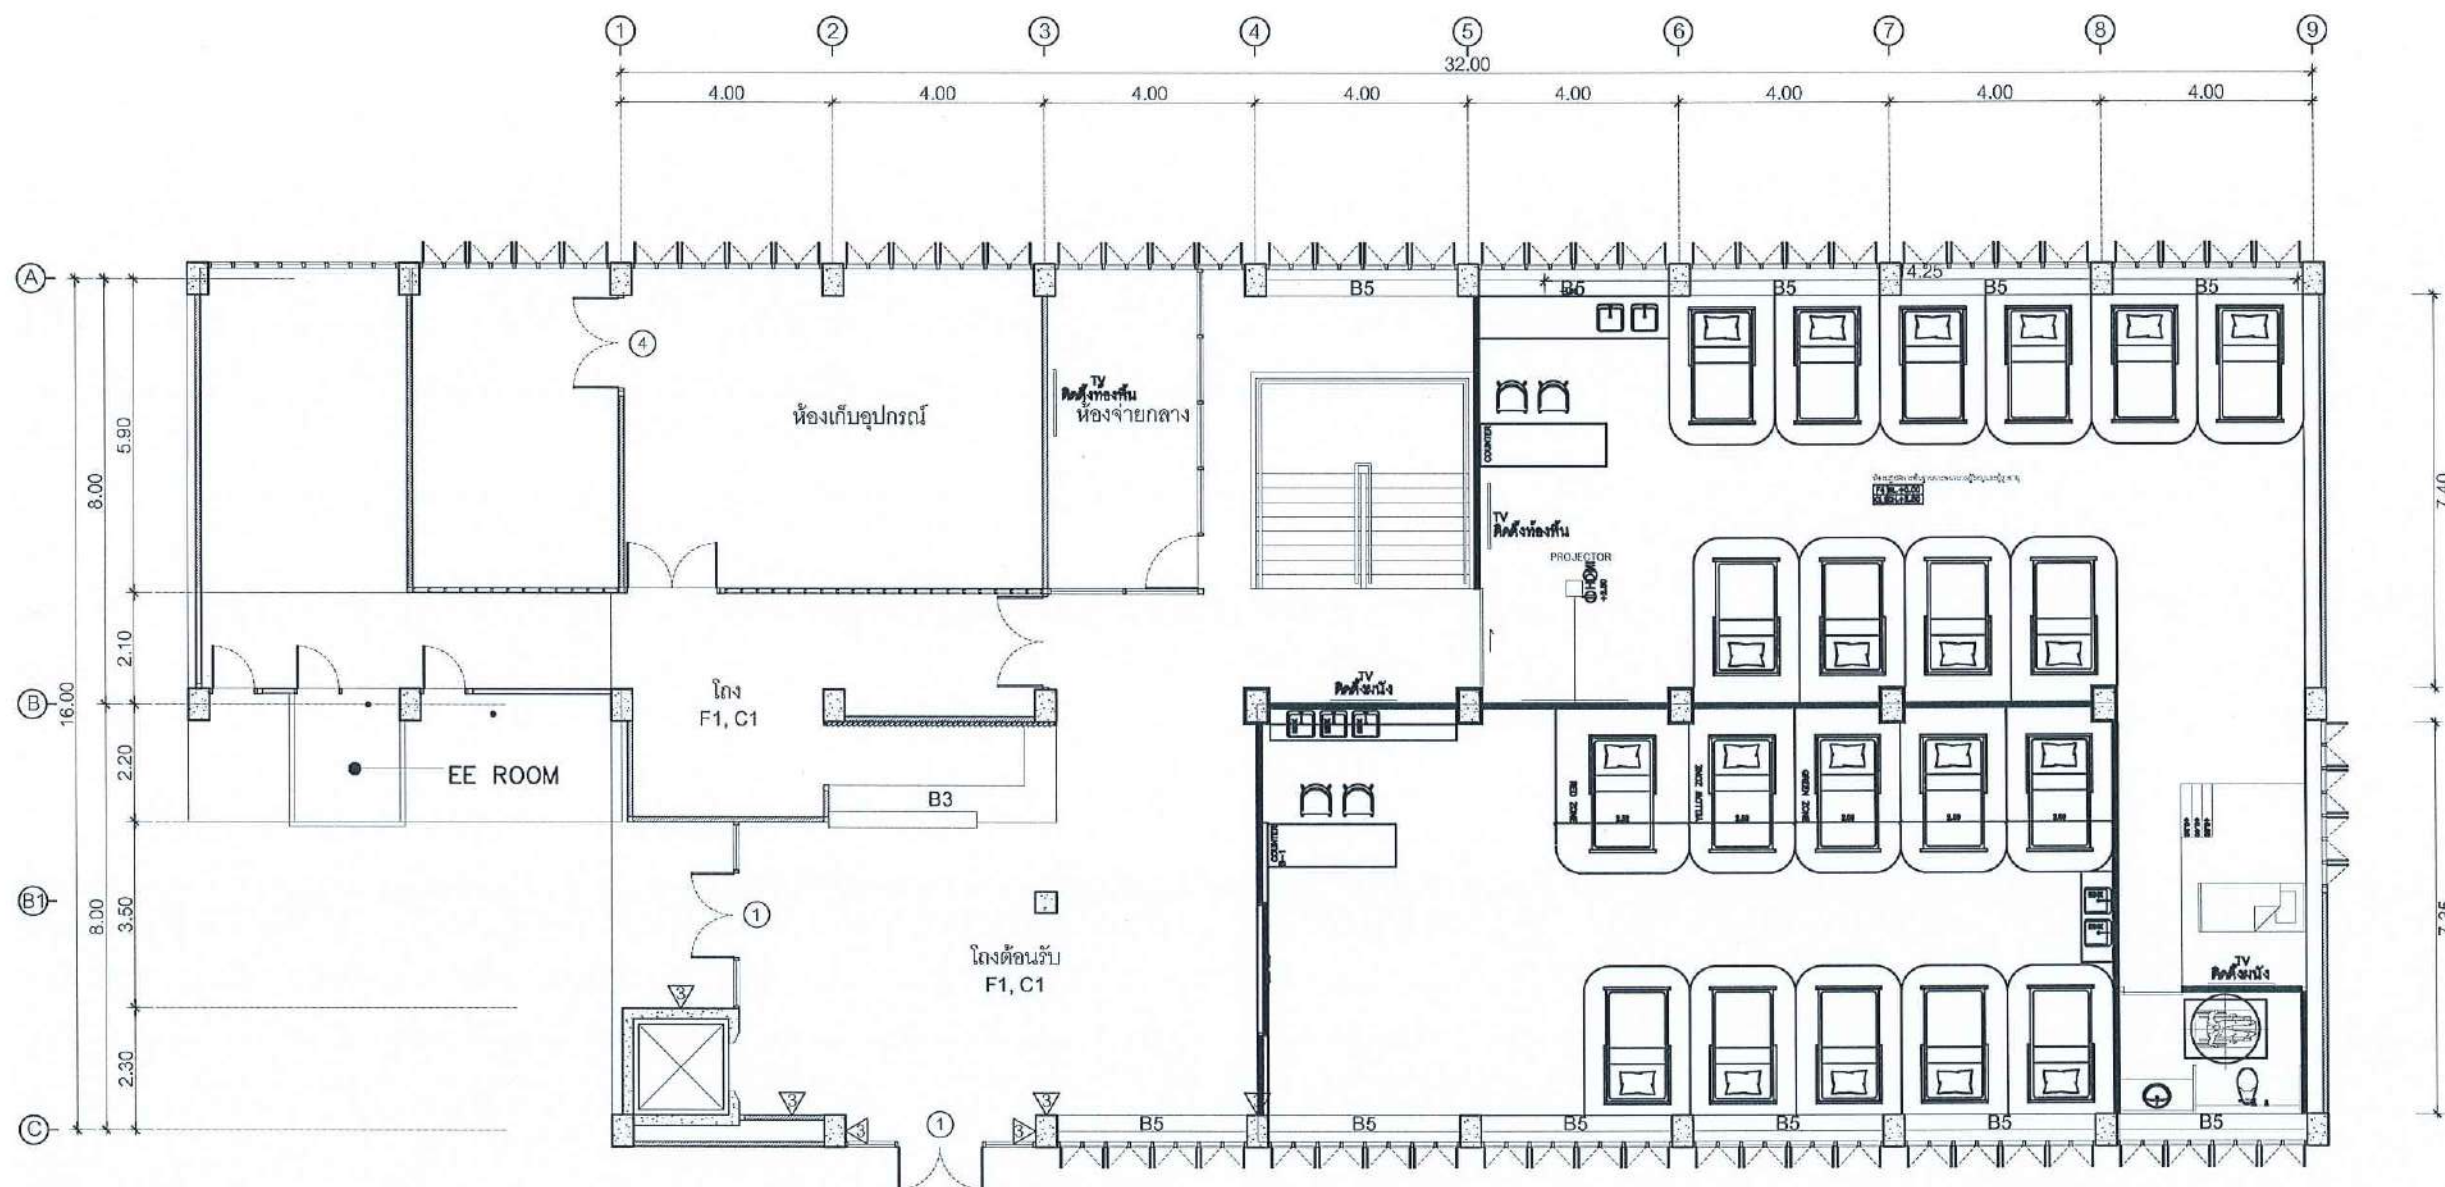

แปลน TV ชั้น 4

SCALE

1:125

SCALE 1 : 125

PROJECT :

งานปรับปรุงอาคาร คณะพยาบาลศาสตร์
มหาวิทยาลัยราชภัฏนครสวรรค์

ASSOCIATE ENGINEER :

ฐานันดร หสวนพานิช ทย. 63152

ASSOCIATE ARCHITECTS :

ทศพล อรรถศิลป์บุญญิต ภา-สถ. 20411

ARCHITECTS :

วศิน สมนะวงษ์ ภา-สถ. 21677

INTERIOR DESIGNER :

ELECTRICAL ENGINEER :

ภูไท อภัยสุน ภาพ. 46872

DRAWING BY :

วศิน สมนะวงษ์


REVISION	CHECKED	DATE

CUSTOMER :


DRAWING TITEL :

แปลน TV ชั้น 4

STAUTA :	DRAWING No.
CHECKED BY :	ME1.05
APPROVED BY :	
DATE : 20.10.2568	

 

ME1.07

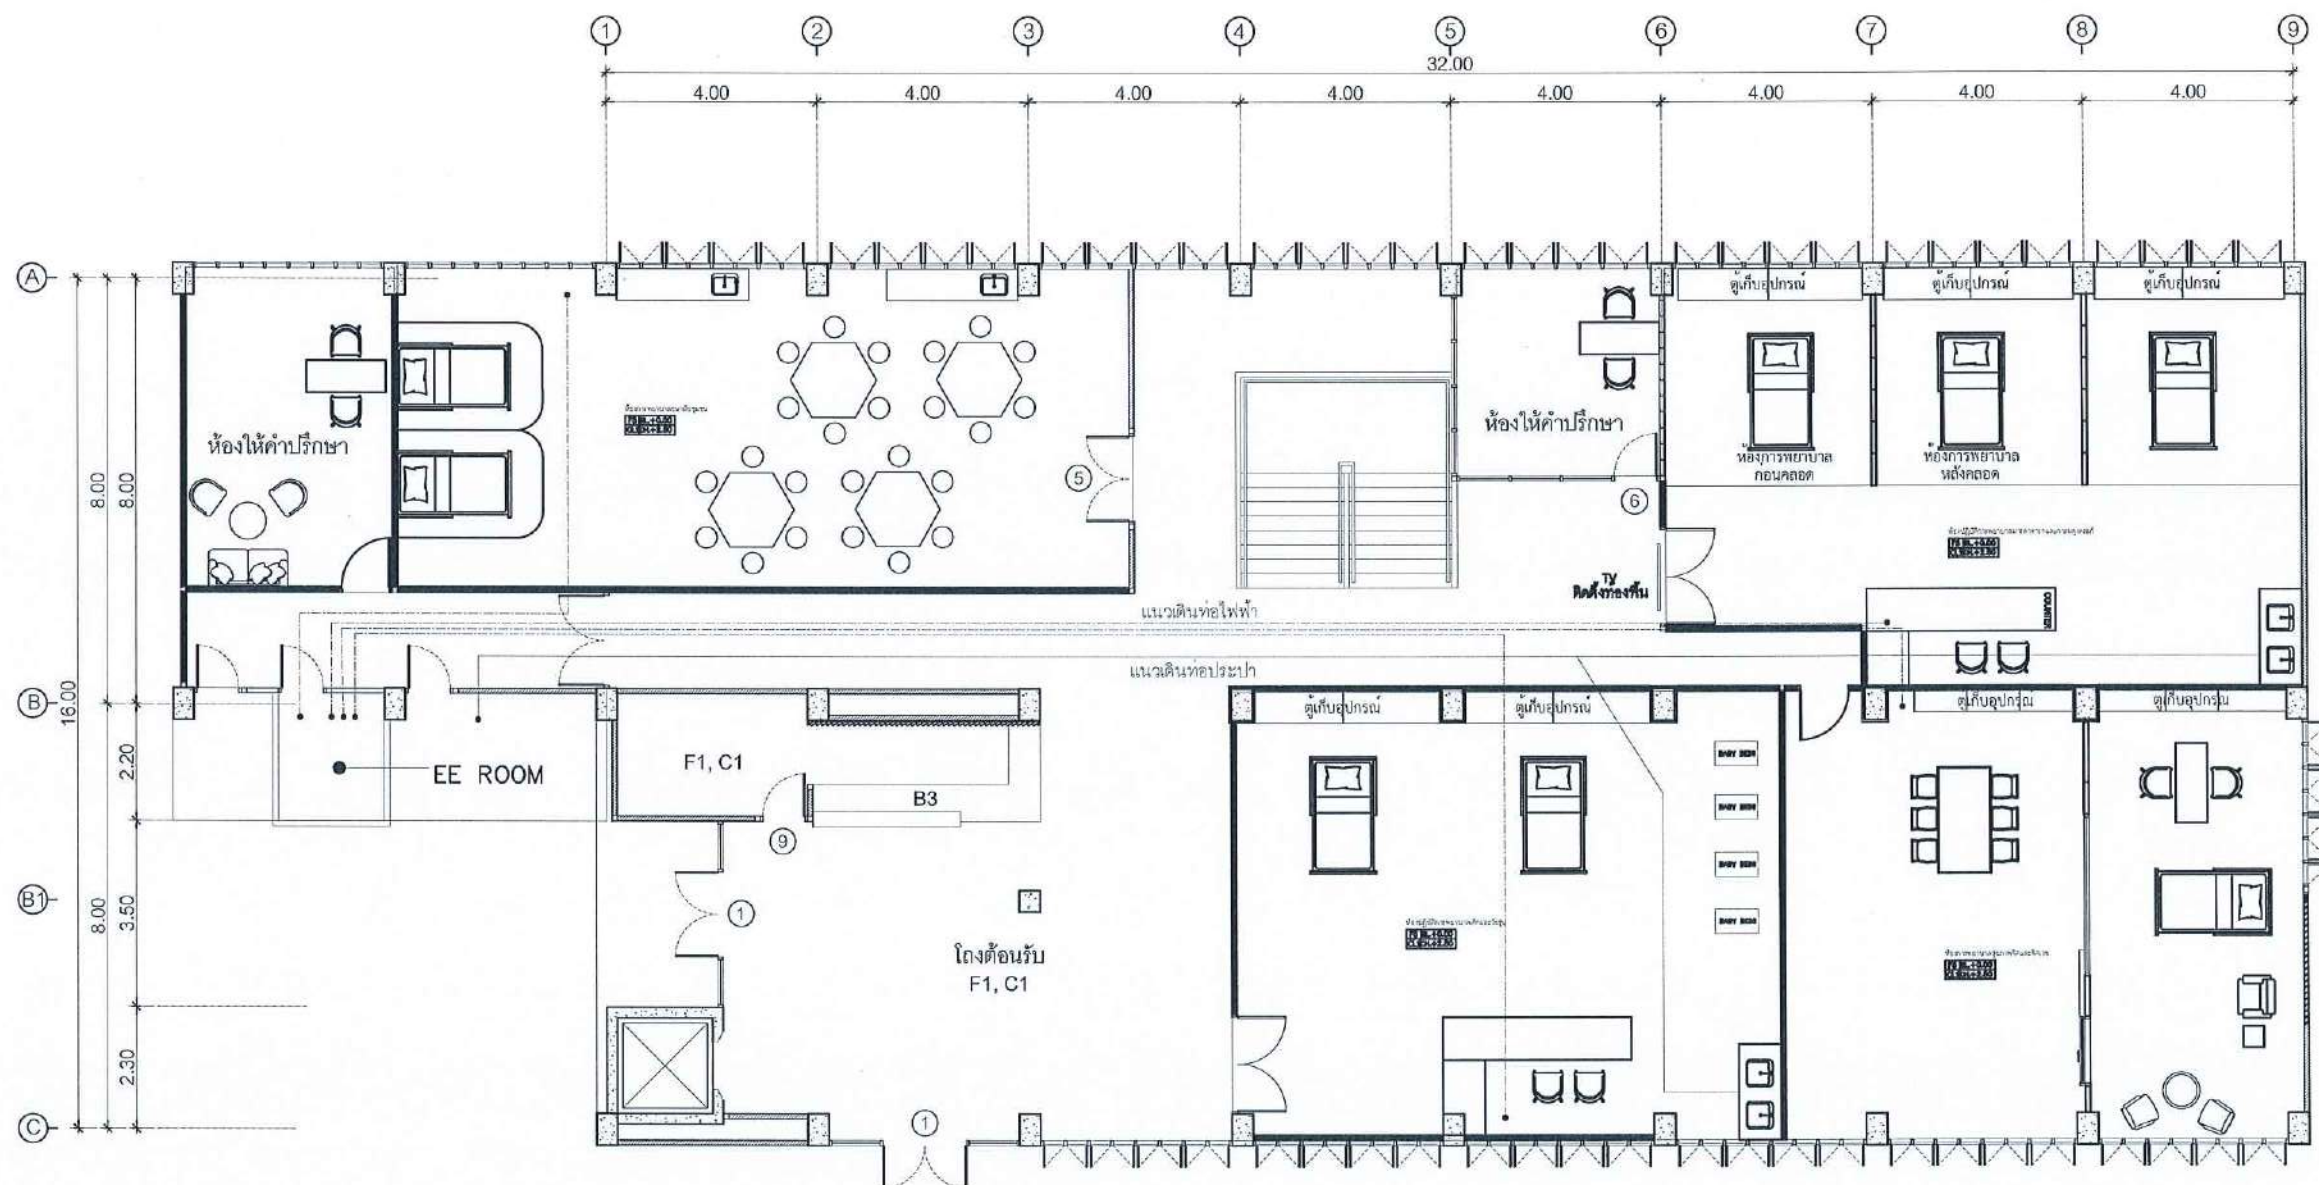

แปลนแนวดินท่อน้ำไฟฟ้าชั้น 5
แปลนแนวดินท่อน้ำประปาชั้น 5
SCALE 1:125

SCALE 1 : 125

PROJECT :

งานปรับปรุงอาคาร คณะพยาบาลศาสตร์
มหาวิทยาลัยราชภัฏนครสวรรค์

ASSOCIATE ENGINEER :

ฐานันตร์ เหลืองพานิช ภย. 63152

ASSOCIATE ARCHITECTS :

ทศพล ธรรมศิลป์ภูมิ ภา-สถ. 20411

ARCHITECTS :

วสิน สมนะวงษ์ ภา-สถ 21677

INTERIOR DESIGNER :

ELECTRICAL ENGINEER :

ภูไท อภัยสุน ภาทก. 46872

DRAWING BY :

วสิน สมนะวงษ์


REVISION	CHECKED	DATE

CUSTOMER :

DRAWING TITEL :

แปลนแนวดินท่อน้ำไฟฟ้าชั้น 5
แปลนแนวดินท่อน้ำประปาชั้น 5

STAUTA :	DRAWING No.
CHECKED BY :	ME1.08
APPROVED BY :	
DATE : 20.10.2568	

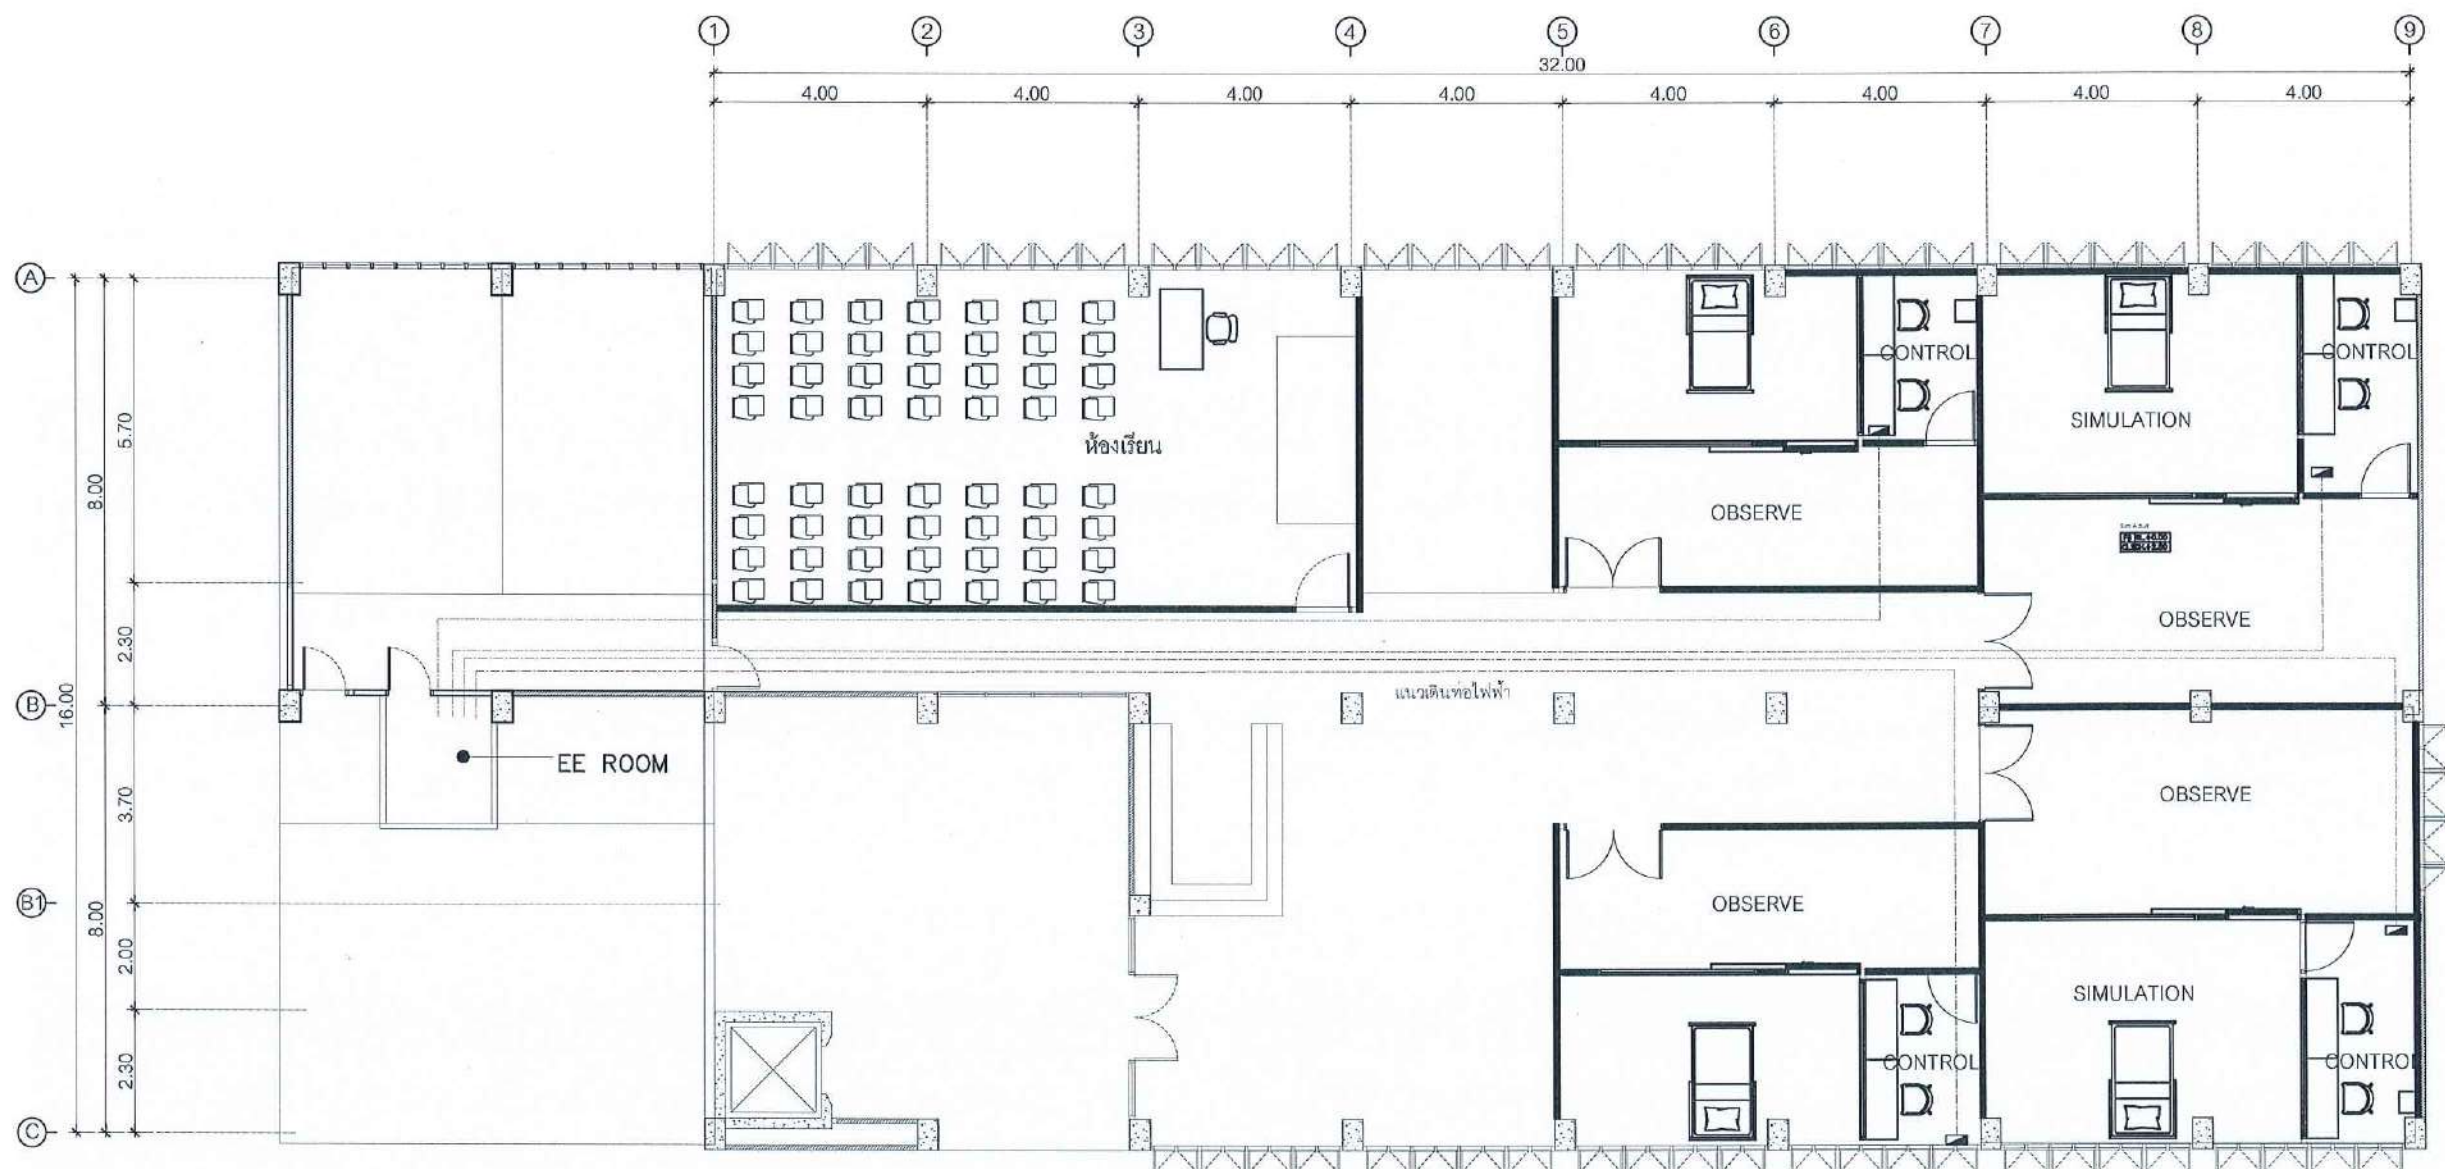

แปลนแนวเดินท่อไฟฟ้าชั้น 6
จากตู้ CB
SCALE 1:125

SCALE 1 : 125

PROJECT :

งานปรับปรุงอาคาร คณะพยาบาลศาสตร์
มหาวิทยาลัยราชภัฏนครสวรรค์

ASSOCIATE ENGINEER :

ฐานันดรย์ หล่มพานิช ภย. 63152

ASSOCIATE ARCHITECTS :

ทศพล ธรรมศิลป์ ภูมิ 20411

ARCHITECTS :

วสิน สมนะวงษ์ ภา-สถ 21677

INTERIOR DESIGNER :

ELECTRICAL ENGINEER :

ภูไท อภัยสุน ภพท. 46872

DRAWING BY :

วสิน สมนะวงษ์

REVISION	CHECKED	DATE
----------	---------	------

CUSTOMER :

DRAWING TITEL :


แปลนแนวเดินท่อไฟฟ้าชั้น 6

STAUTA : DRAWING No.

CHECKED BY : ME1.09

APPROVED BY :

DATE : 20.10.2568

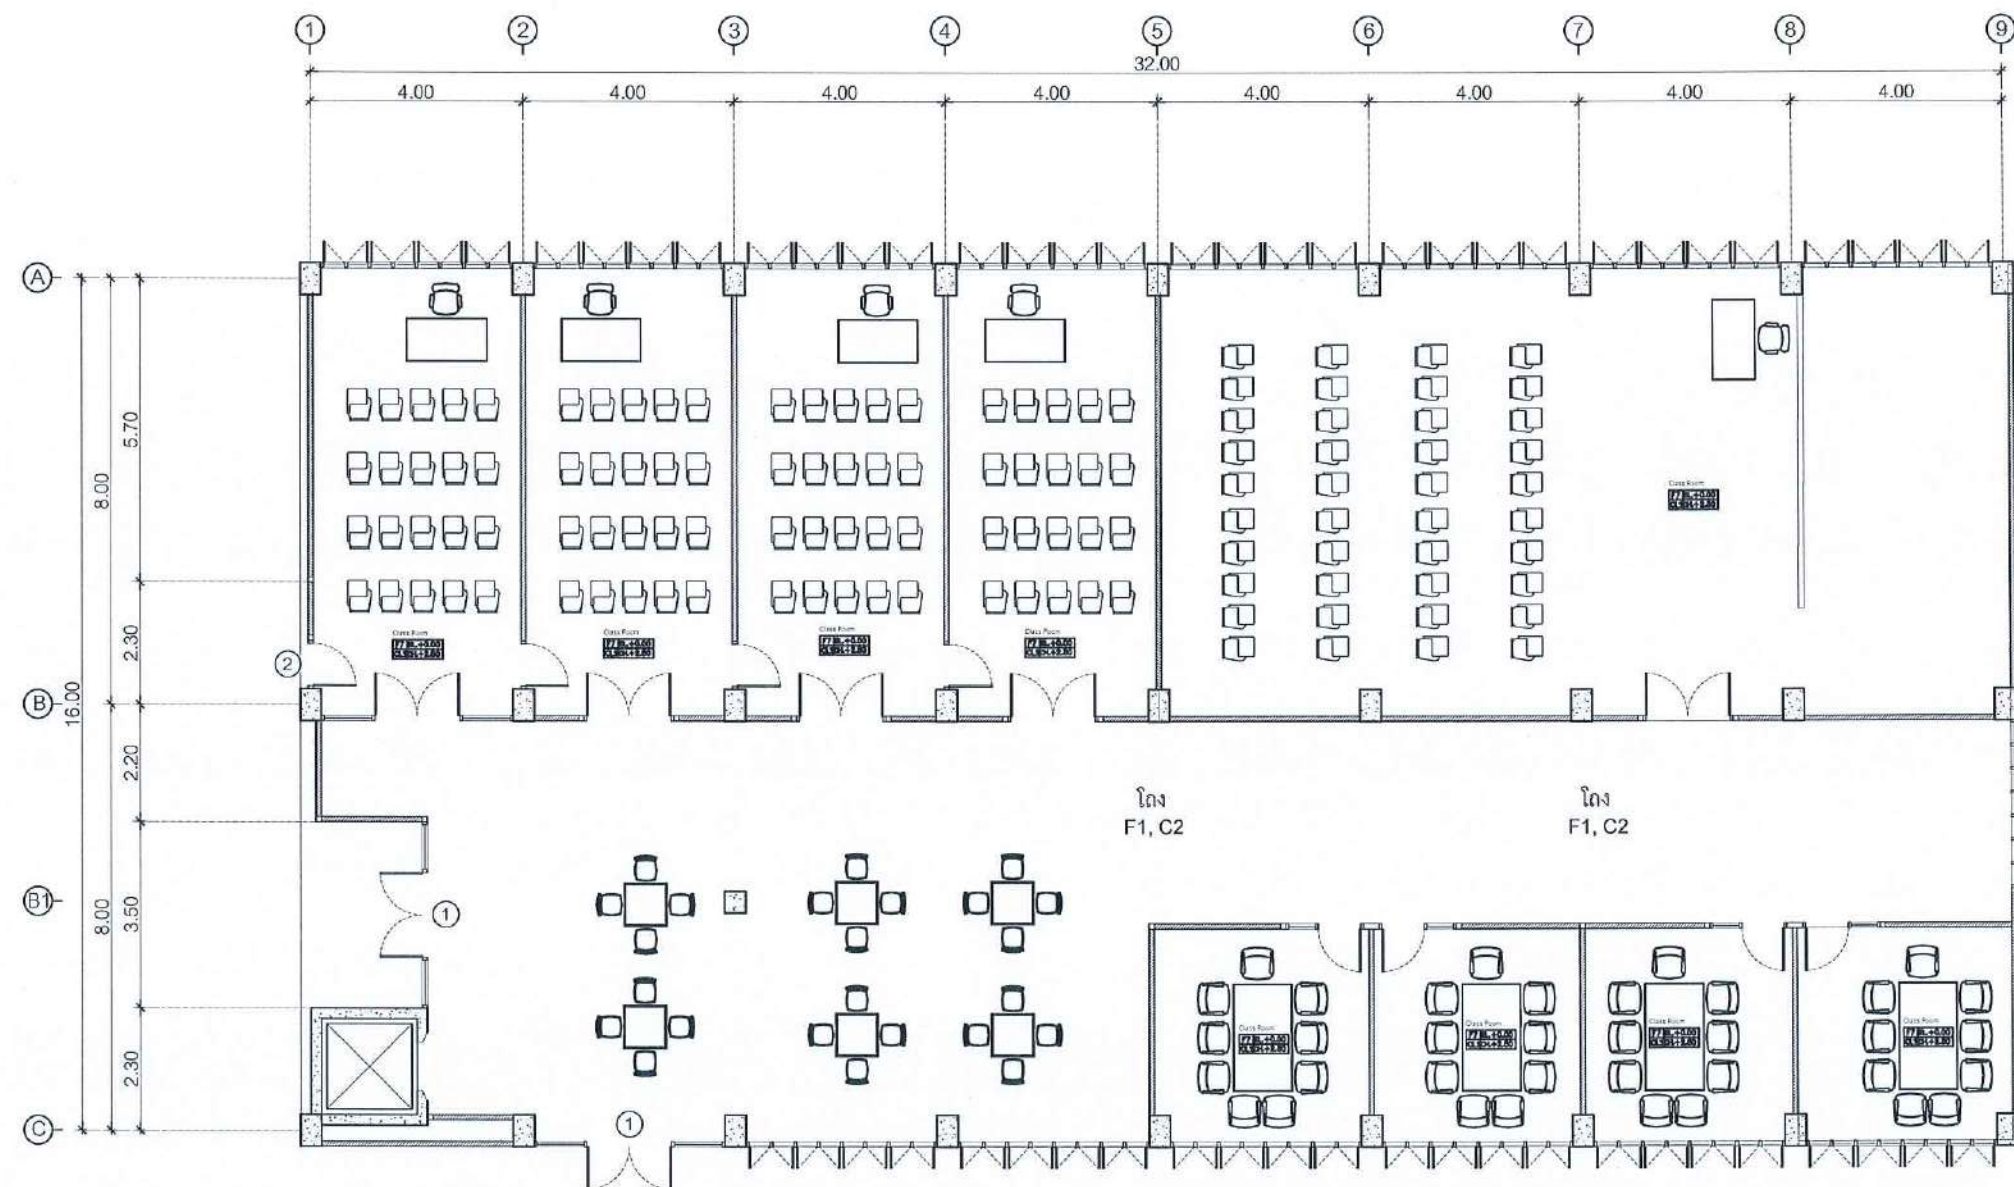

แปลนพื้นที่ 7
SCALE 1:125

SCALE 1 : 125

PROJECT :

งานปรับปรุงอาคาร คณะพยาบาลศาสตร์
มหาวิทยาลัยราชภัฏนครสวรรค์

ASSOCIATE ENGINEER :

ฐานันดร หล่อพานิช ภย. 63152

ASSOCIATE ARCHITECTS :

ทศพล อรรถศิลป์บุญดี ภ-สถ. 20411

ARCHITECTS :

วสิน สมนะวงษ์ ภ-สถ 21677

INTERIOR DESIGNER :

ELECTRICAL ENGINEER :

ภูไท อภัยสุน ภพท. 46872

DRAWING BY :


วสิน สมนะวงษ์

REVISION	CHECKED	DATE

CUSTOMER :

DRAWING TITEL :

STAUTA :	DRAWING No.
CHECKED BY :	
APPROVED BY :	
DATE : 20.10.2568	

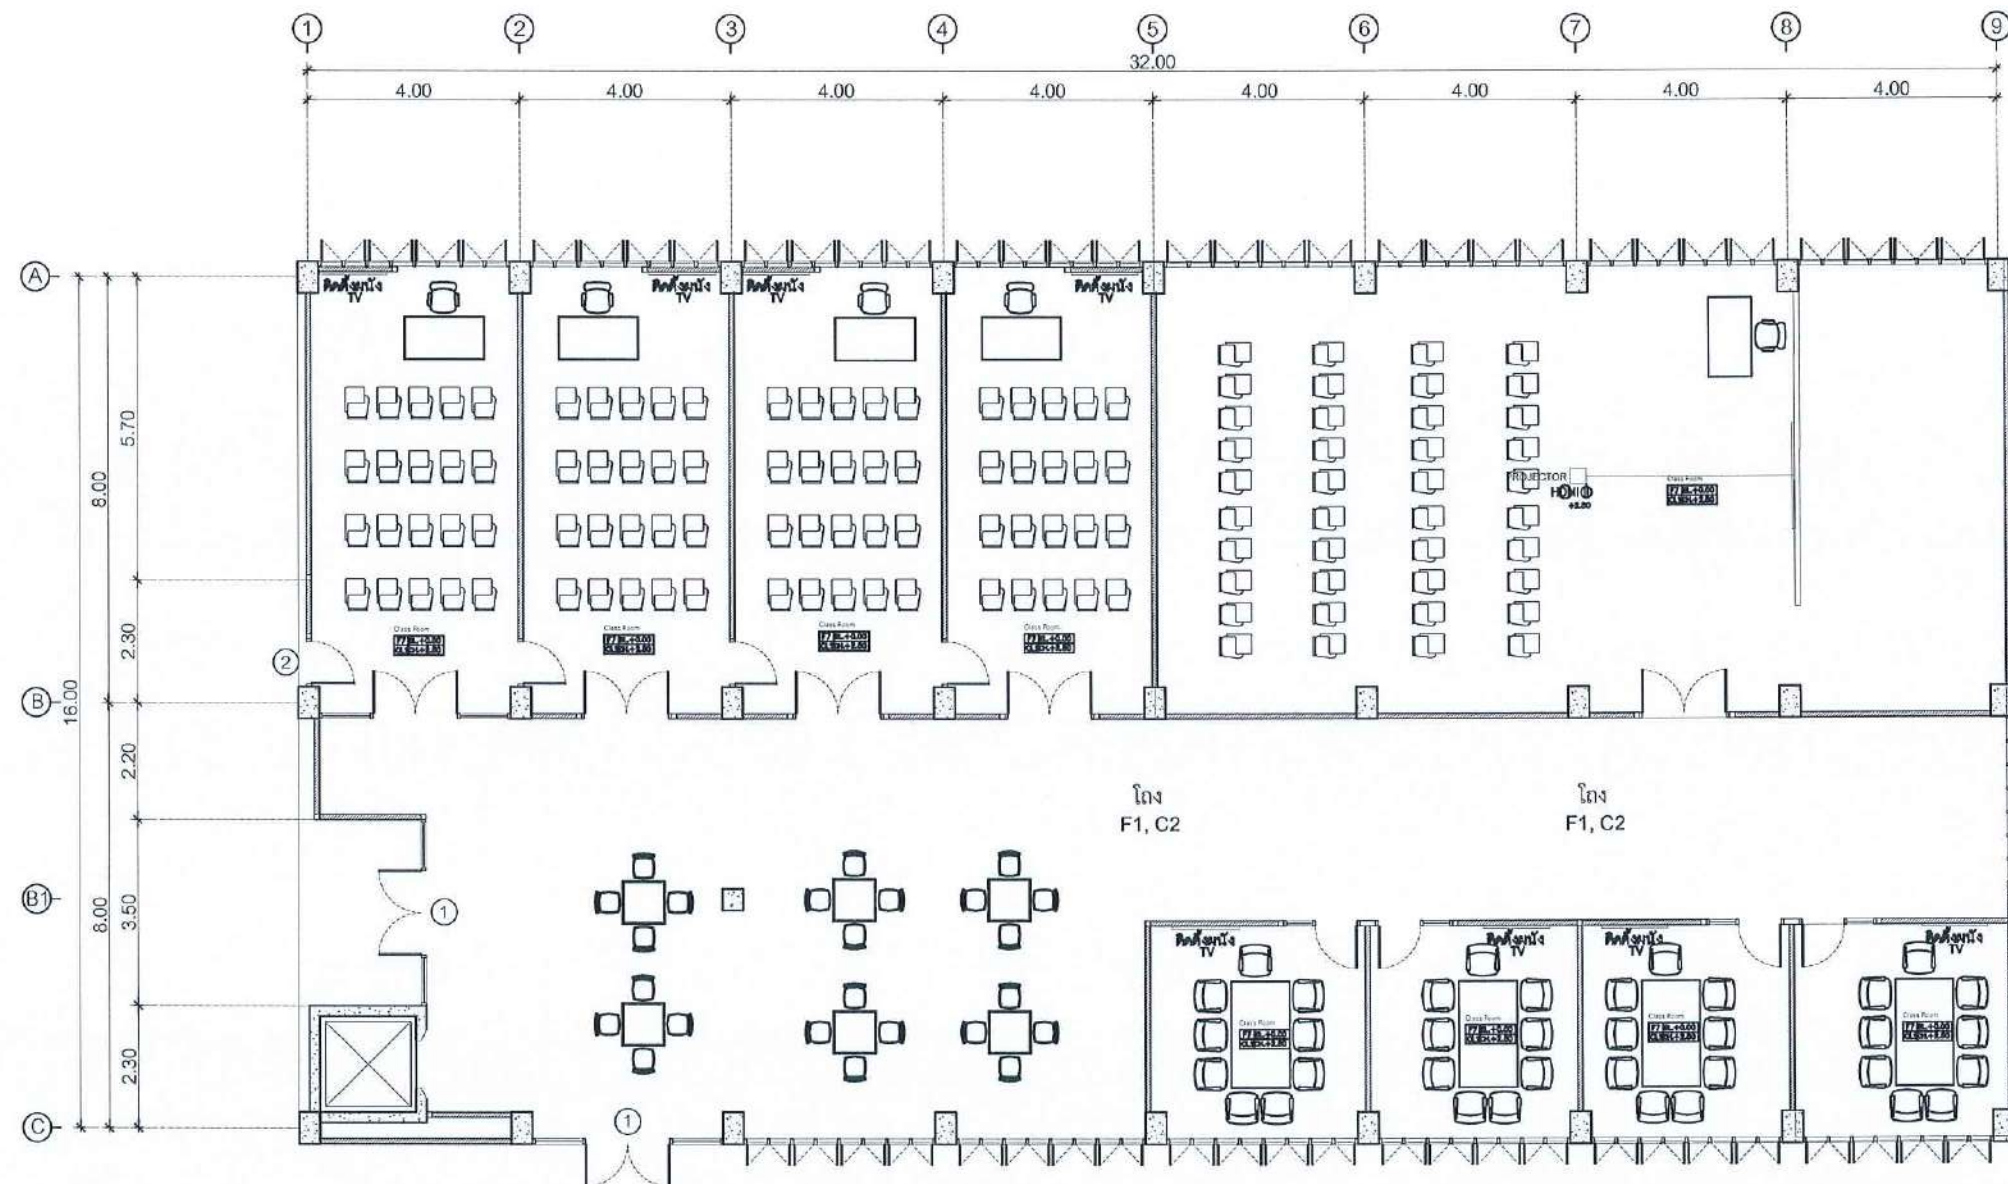

แปลน TV ชั้น 7

SCALE 1:125

Scale 1:125

Scale 1:125

Scale 1:125

SCALE 1 : 125

PROJECT :

งานปรับปรุงอาคาร คณะพยาบาลศาสตร์
มหาวิทยาลัยราชภัฏนครสวรรค์

ASSOCIATE ENGINEER :

ฐานันดร ห่วงพานิช ภ.ย. 63152

ASSOCIATE ARCHITECTS :

ทศพล ธรรมศิลป์ ญ.อ. 20411

ARCHITECTS :

วสิน วัฒนวงษ์ ภ-สถ 21677

INTERIOR DESIGNER :

ELECTRICAL ENGINEER :

ภูไท อภัยสุน ภ.พ. 46872

DRAWING BY :

วสิน วัฒนวงษ์

REVISION CHECKED DATE

CUSTOMER :

DRAWING TITEL :

แปลน TV ชั้น 7


STAUTA : DRAWING No.

CHECKED BY :

APPROVED BY :


DATE : 20.10.2568

ME1.10

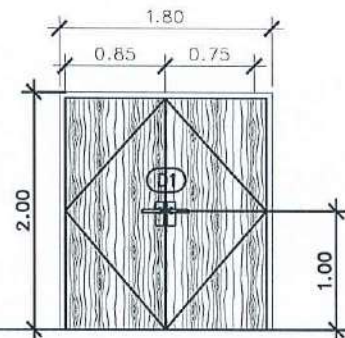


๑:๑๐ (หน้า)

①	ประตูบานเปิดคู่
พื้นที่	ทางเข้าห้อง
ขนาด	ไม้เนื้อแข็ง
รายละเอียด	บานไม้เนื้อแข็งสีน้ำตาลเข้มเคลือบเงา
ผู้จัดทำ	-
ผู้ตรวจสอบ	สถาปนิกผู้ออกแบบ

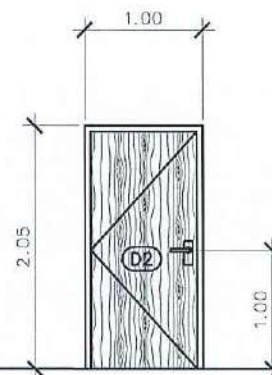


๑:๑๐ (หน้า)

②	ประตูบานเปิดเดี่ยว
พื้นที่	-
ขนาด	ไม้เนื้อแข็ง
รายละเอียด	บานไม้เนื้อแข็งสีน้ำตาลเข้มเคลือบเงา (CODE: 4713-10M (Woodcore))
ผู้จัดทำ	-
ผู้ตรวจสอบ	สถาปนิกผู้ออกแบบ

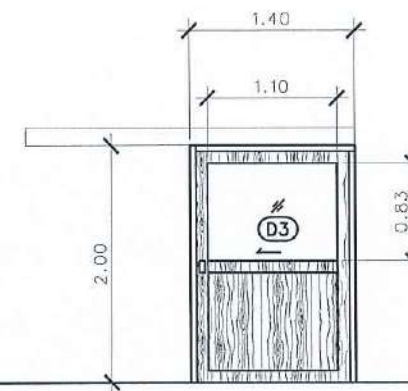


๑:๑๐ (หน้า)

③	ประตูบานเลื่อนบานเดียวและบานสองบาน
พื้นที่	-
ขนาด	ไม้เนื้อแข็ง
รายละเอียด	บานไม้เนื้อแข็งสีน้ำตาลเข้มเคลือบเงา
ผู้จัดทำ	สถาปนิกผู้ออกแบบ
ผู้ตรวจสอบ	สถาปนิกผู้ออกแบบ

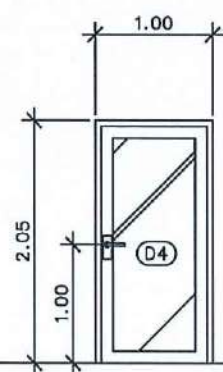

๑:๑๐ (หน้า)

④	ประตูบานเปิดเดี่ยว
พื้นที่	-
ขนาด	อลูมิเนียม
รายละเอียด	อลูมิเนียม
ผู้จัดทำ	สถาปนิกผู้ออกแบบ
ผู้ตรวจสอบ	สถาปนิกผู้ออกแบบ

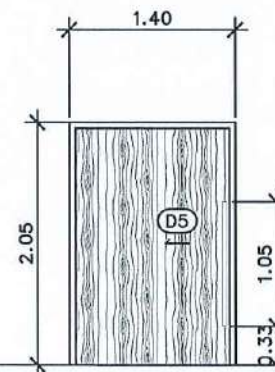

๑:๑๐ (หน้า)

⑤	ประตูบานเลื่อน
พื้นที่	-
ขนาด	ไม้เนื้อแข็ง
รายละเอียด	บานไม้เนื้อแข็งสีน้ำตาลเข้มเคลือบเงา
ผู้จัดทำ	-
ผู้ตรวจสอบ	สถาปนิกผู้ออกแบบ

๑:๑๐ (หน้า)

พื้นที่	-
ขนาด	-
รายละเอียด	-
ผู้จัดทำ	-
ผู้ตรวจสอบ	-

PROJECT :

งานปรับปรุงอาคาร คณะพยาบาลศาสตร์
มหาวิทยาลัยราชภัฏนครสวรรค์

ASSOCIATE ENGINEER :

ฐานันดรย์ หลานพานิช ทย. 63152

ASSOCIATE ARCHITECTS :

ทศพล ธรรมศิลป์ ภูฏิติ ภ-สธ. 20411

ARCHITECTS :

วสิน สมนะวงษ์ ภ-สธ 21677

INTERIOR DESIGNER :

ELECTRICAL ENGINEER :

ภูไท อภิบาล ภพท. 46872

DRAWING BY : ภูไท อภิบาล

วสิน สมนะวงษ์

REVISION CHECKED DATE

CUSTOMER :

DRAWING TITEL :

แบบขยายประตู

STAUTA : DRAWING No.













CHECKED BY :

APPROVED BY :

DATE : 20.10.2568

A1.20

Signature and Stamp

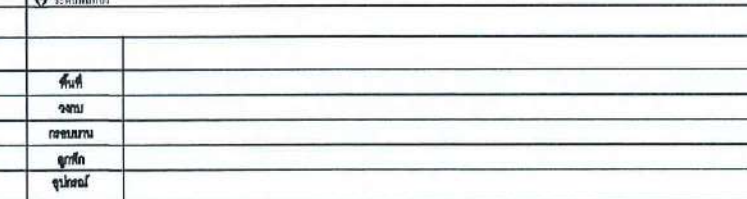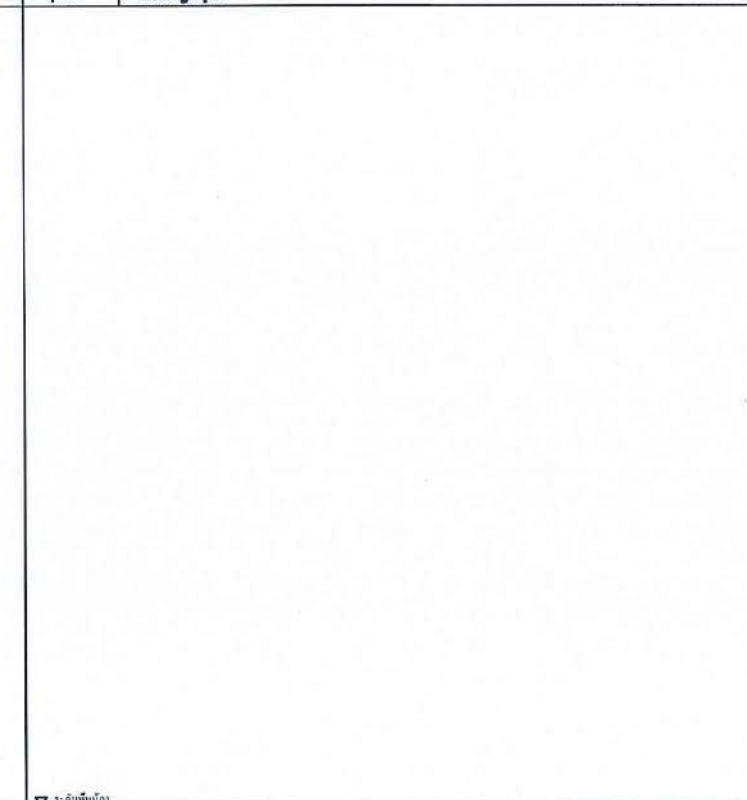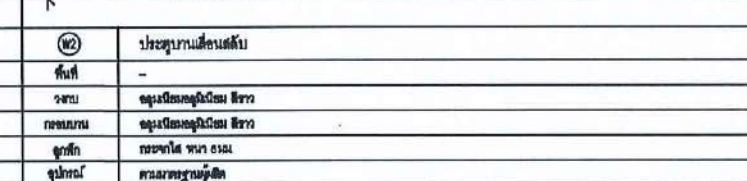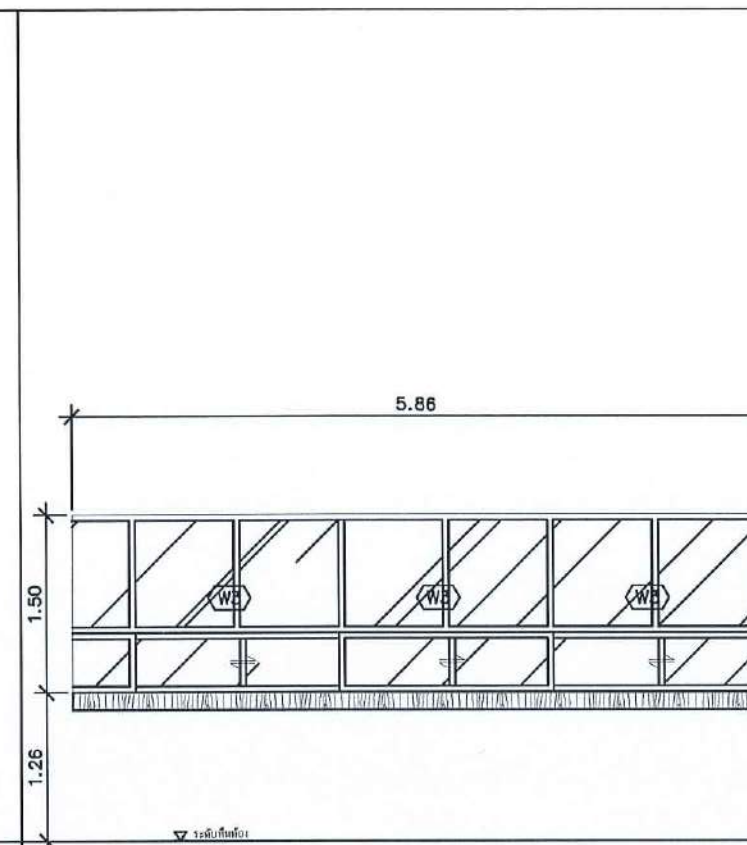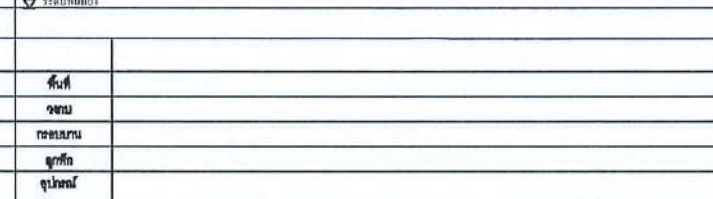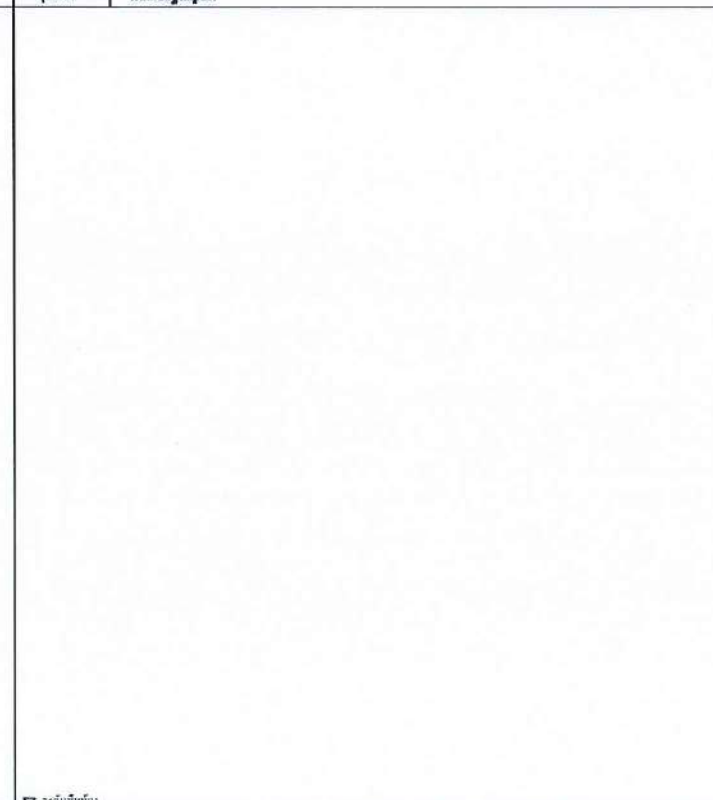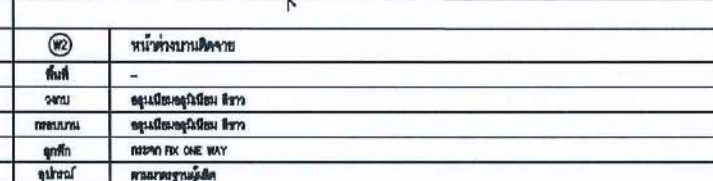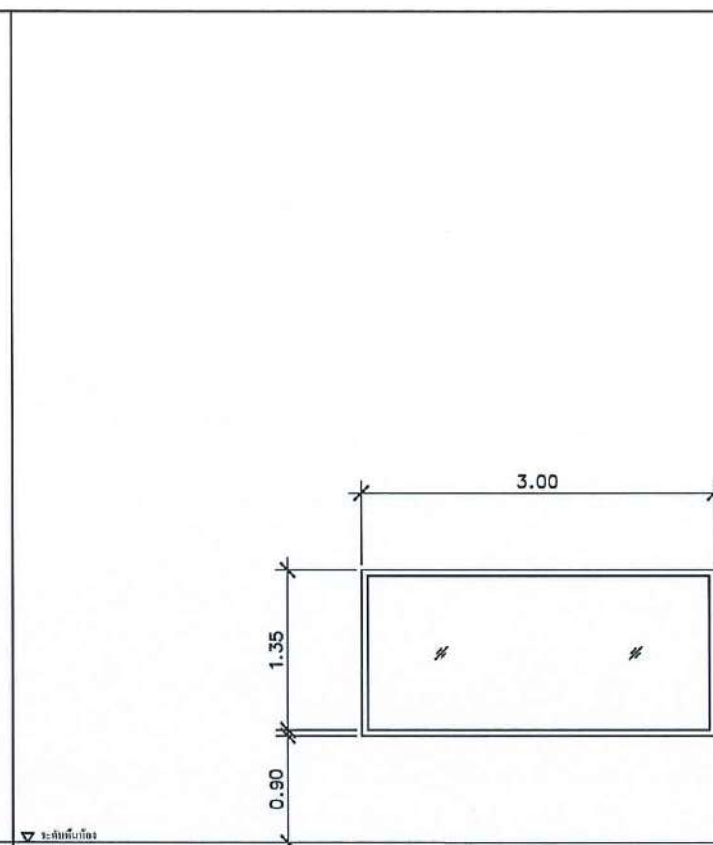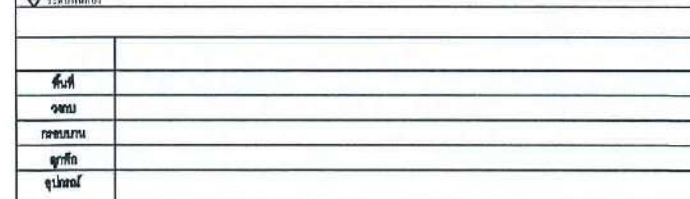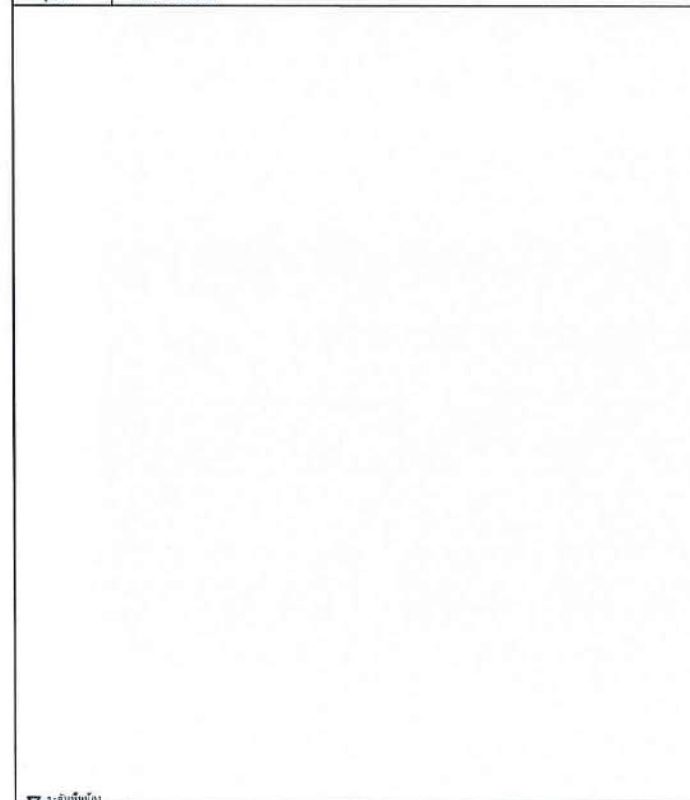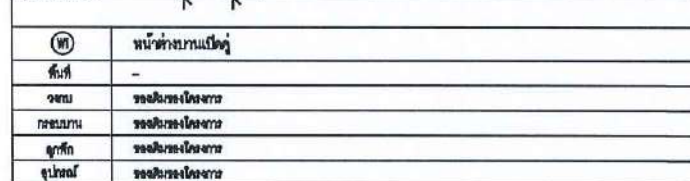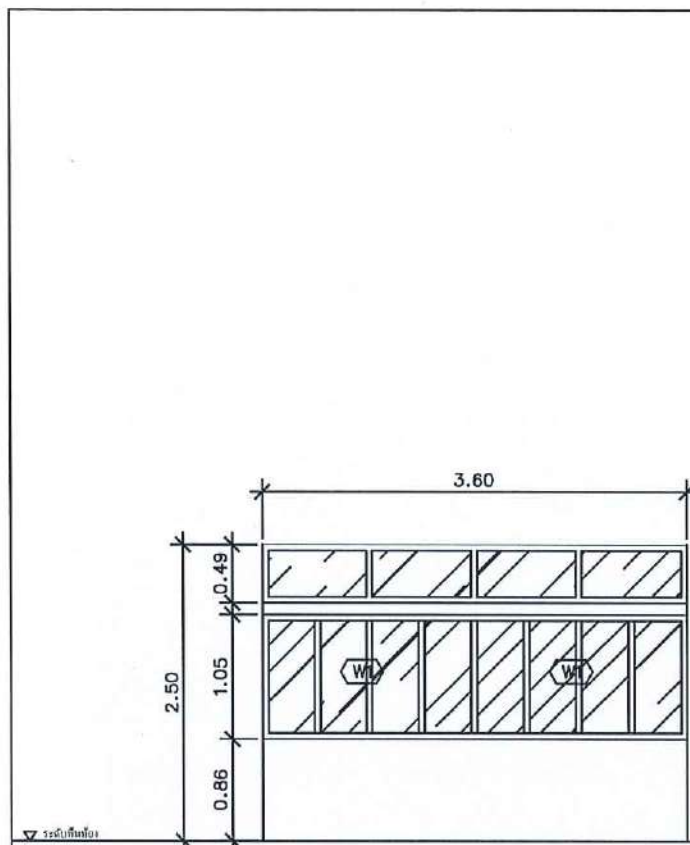

PROJECT :

งานปรับปรุงอาคาร คณะพยาบาลศาสตร์
มหาวิทยาลัยราชภัฏนครสวรรค์

ASSOCIATE ENGINEER:

ฐานันดร หล่่วนพานิช ภย. 63152

ASSOCIATE ARCHITECTS:

ทศพล ธรรมศิลป์บุญดี ภ-สค. 20411

ARCHITECTS :

วคิน สมะละวงษ์ ภ-สถ 21677

INTERIOR DESIGNER :

ELECTRICAL ENGINEER :

ฉุโท อรัญญน ภพก. 46872

DRAWING BY :

วศิน วัฒนวงษ์

REVISION	CHECKED	DATE

CUSTOMER :

DRAWING TITEL :

แบบขยายประตู

STAUTA :


CHECKED BY :

APPROVED BY :

DATE : 20.10.2568

DRAWING No.

A1.21

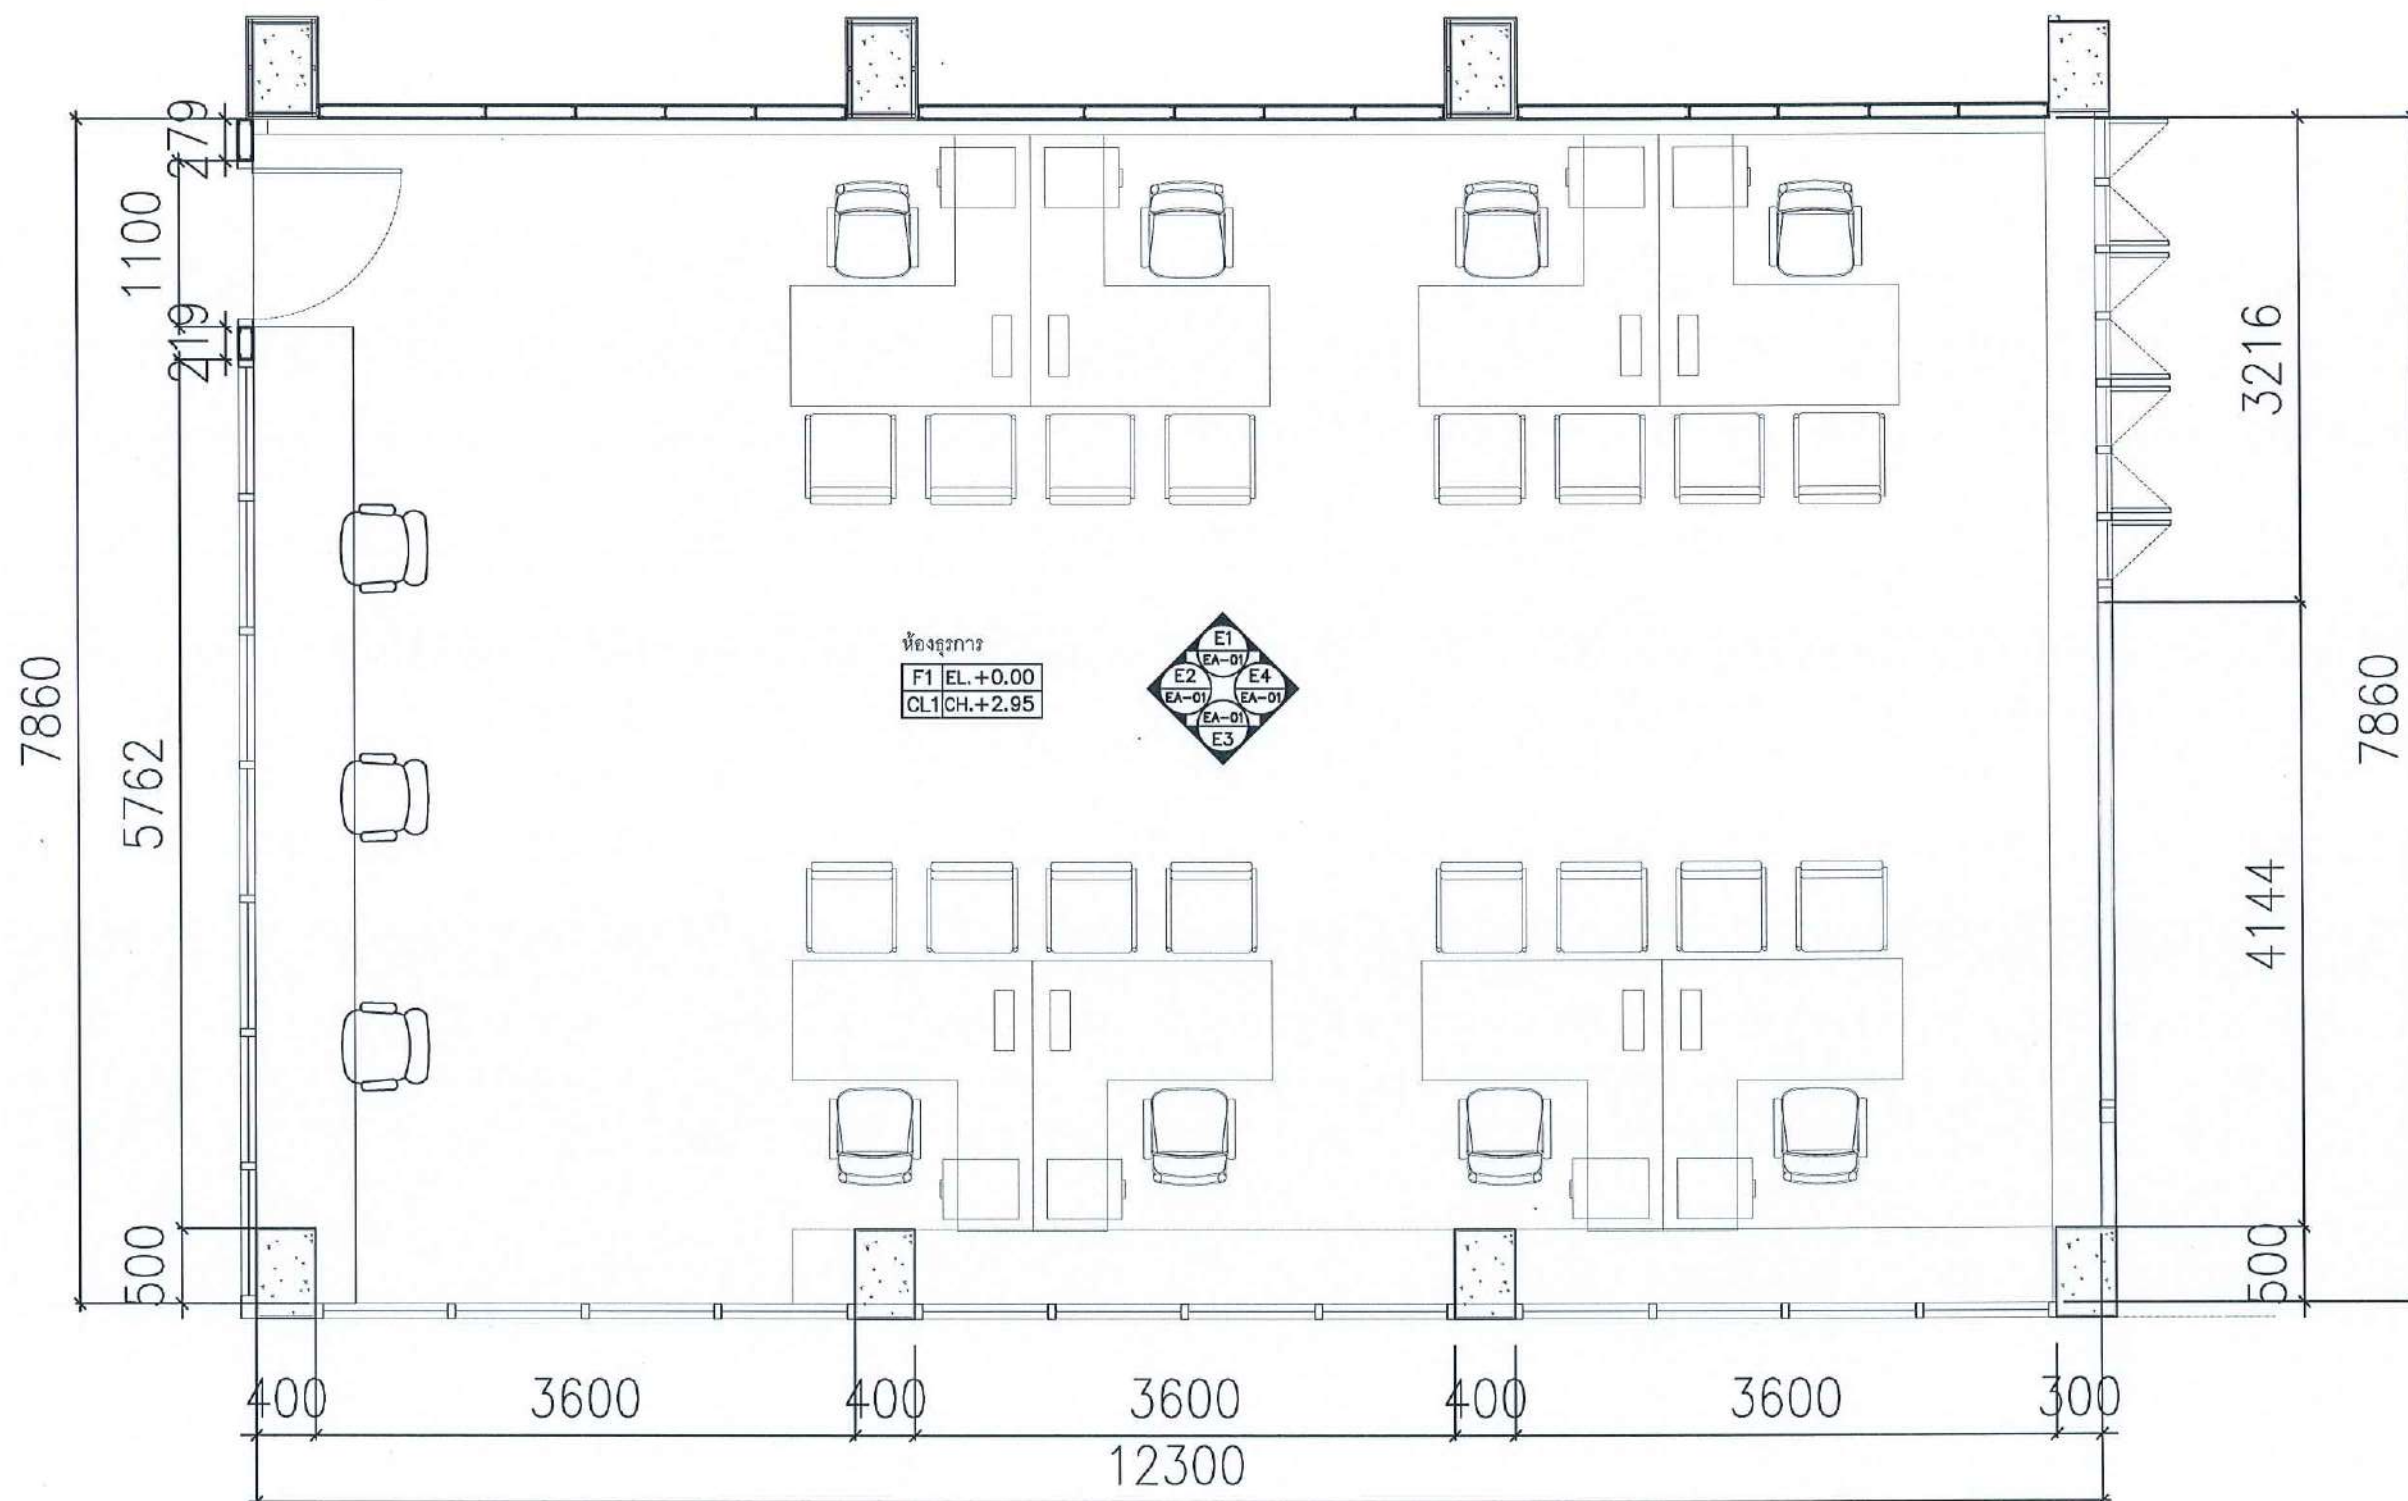

FURNITURE LAY OUT PLAN

Drawn by: *[Signature]* Checked by: *[Signature]* Approved by: *[Signature]*

SCALE 1 : 50

PROJECT :

งานปรับปรุงอาคาร คณะพยาบาลศาสตร์
มหาวิทยาลัยราชภัฏนครสวรรค์

ASSOCIATE ENGINEER :

ฐานันตร์ หล่มพานิช ภย. 63152

ASSOCIATE ARCHITECTS :

ทศพล ธรรมศิลป์ ภู-สถ. 20411

ARCHITECTS :

วศิน สมนะวงษ์ ภา-สถ 21677

INTERIOR DESIGNER :

ELECTRICAL ENGINEER :

ภูไท อภัยสุน ภพท. 46872

DRAWING BY : *[Signature]*


วศิน สมนะวงษ์

REVISION	CHECKED	DATE

CUSTOMER :

DRAWING TITEL :

STAUTA :	DRAWING No.
CHECKED BY :	
APPROVED BY :	
DATE : 20.10.2568	

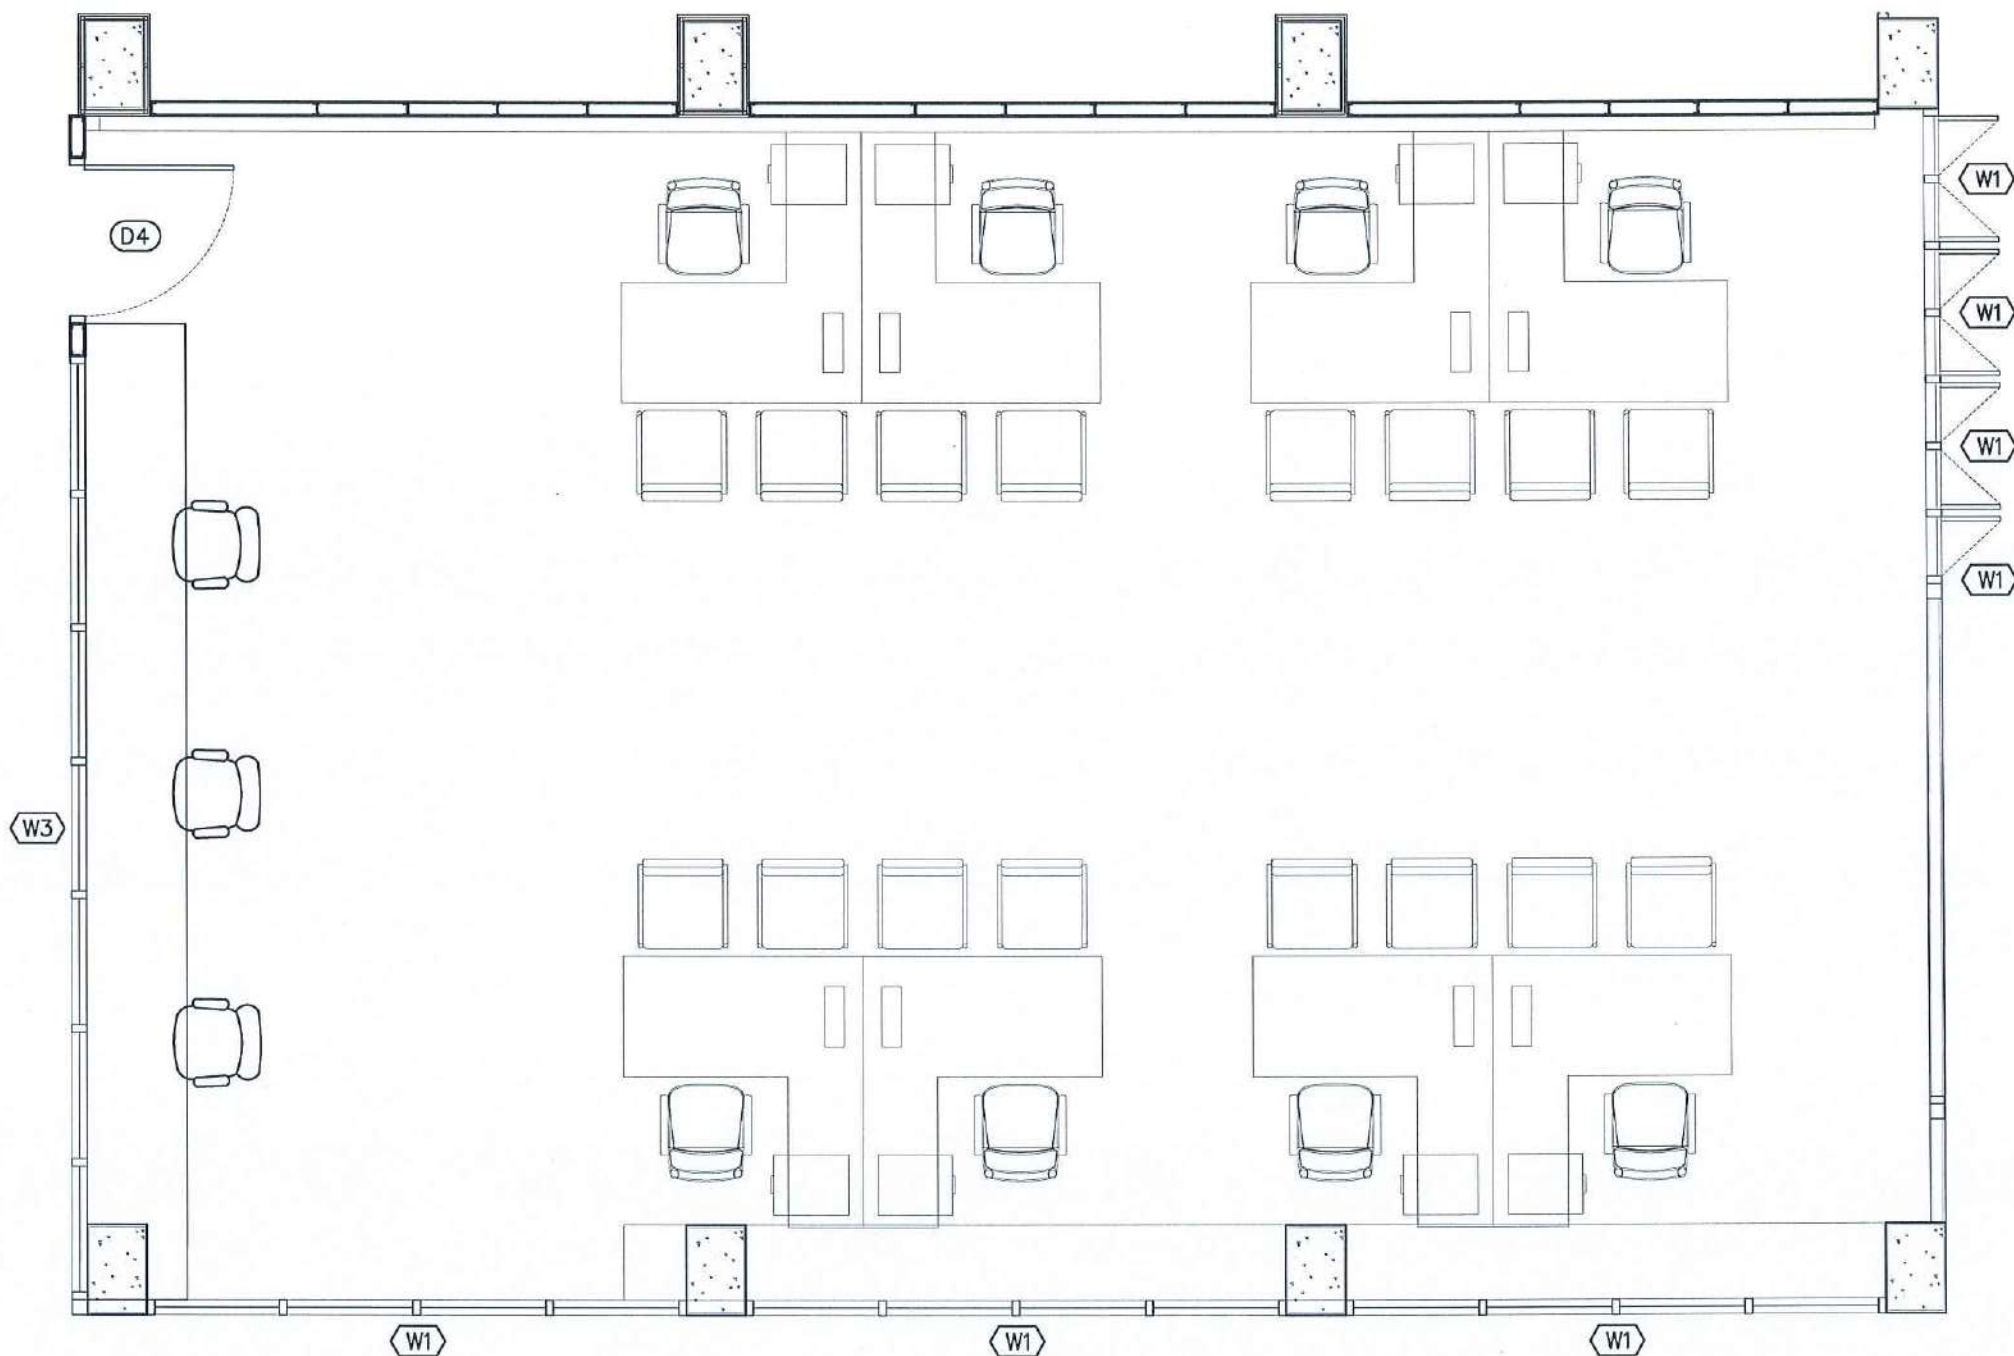

PROJECT :

งานปรับปรุงอาคาร คณะพยาบาลศาสตร์
มหาวิทยาลัยราชภัฏนครสวรรค์

ASSOCIATE ENGINEER :

ฐานันตร์ เหลืองพานิช ภาย, 63152

ASSOCIATE ARCHITECTS :

ทศพล ธรรมศิลป์ปฏิบัติ ภา-สถ. 20411

ARCHITECTS :

วศิน สมนะวงษ์ ภา-สถ 21677

INTERIOR DESIGNER :

ELECTRICAL ENGINEER :

ภูไท อภัยสุน ภาพท. 46872

DRAWING BY :

วศิน สมนะวงษ์

REVISION	CHECKED	DATE

CUSTOMER :

DRAWING TITEL :

STAUTA :	DRAWING No.

CHECKED BY :

APPROVED BY :

DATE : 20.10.2568

D4

ประตูบานเปิดเดี่ยว เฟรมอลูมิเนียม กระดาษ 6 มม. พร้อมอุปกรณ์

W1

หน้าต่างเดิมอาคาร


W3

หน้าต่างบานเลื่อนสลับด้านล่างสูง 50 ซม ด้านบนช่อง FIX

DOOR AND WINDOW LAYOUT PLAN

วศิน สมนะวงษ์ *ฐานันตร์ เหลืองพานิช* *ภูไท อภัยสุน*

SCALE 1 : 50

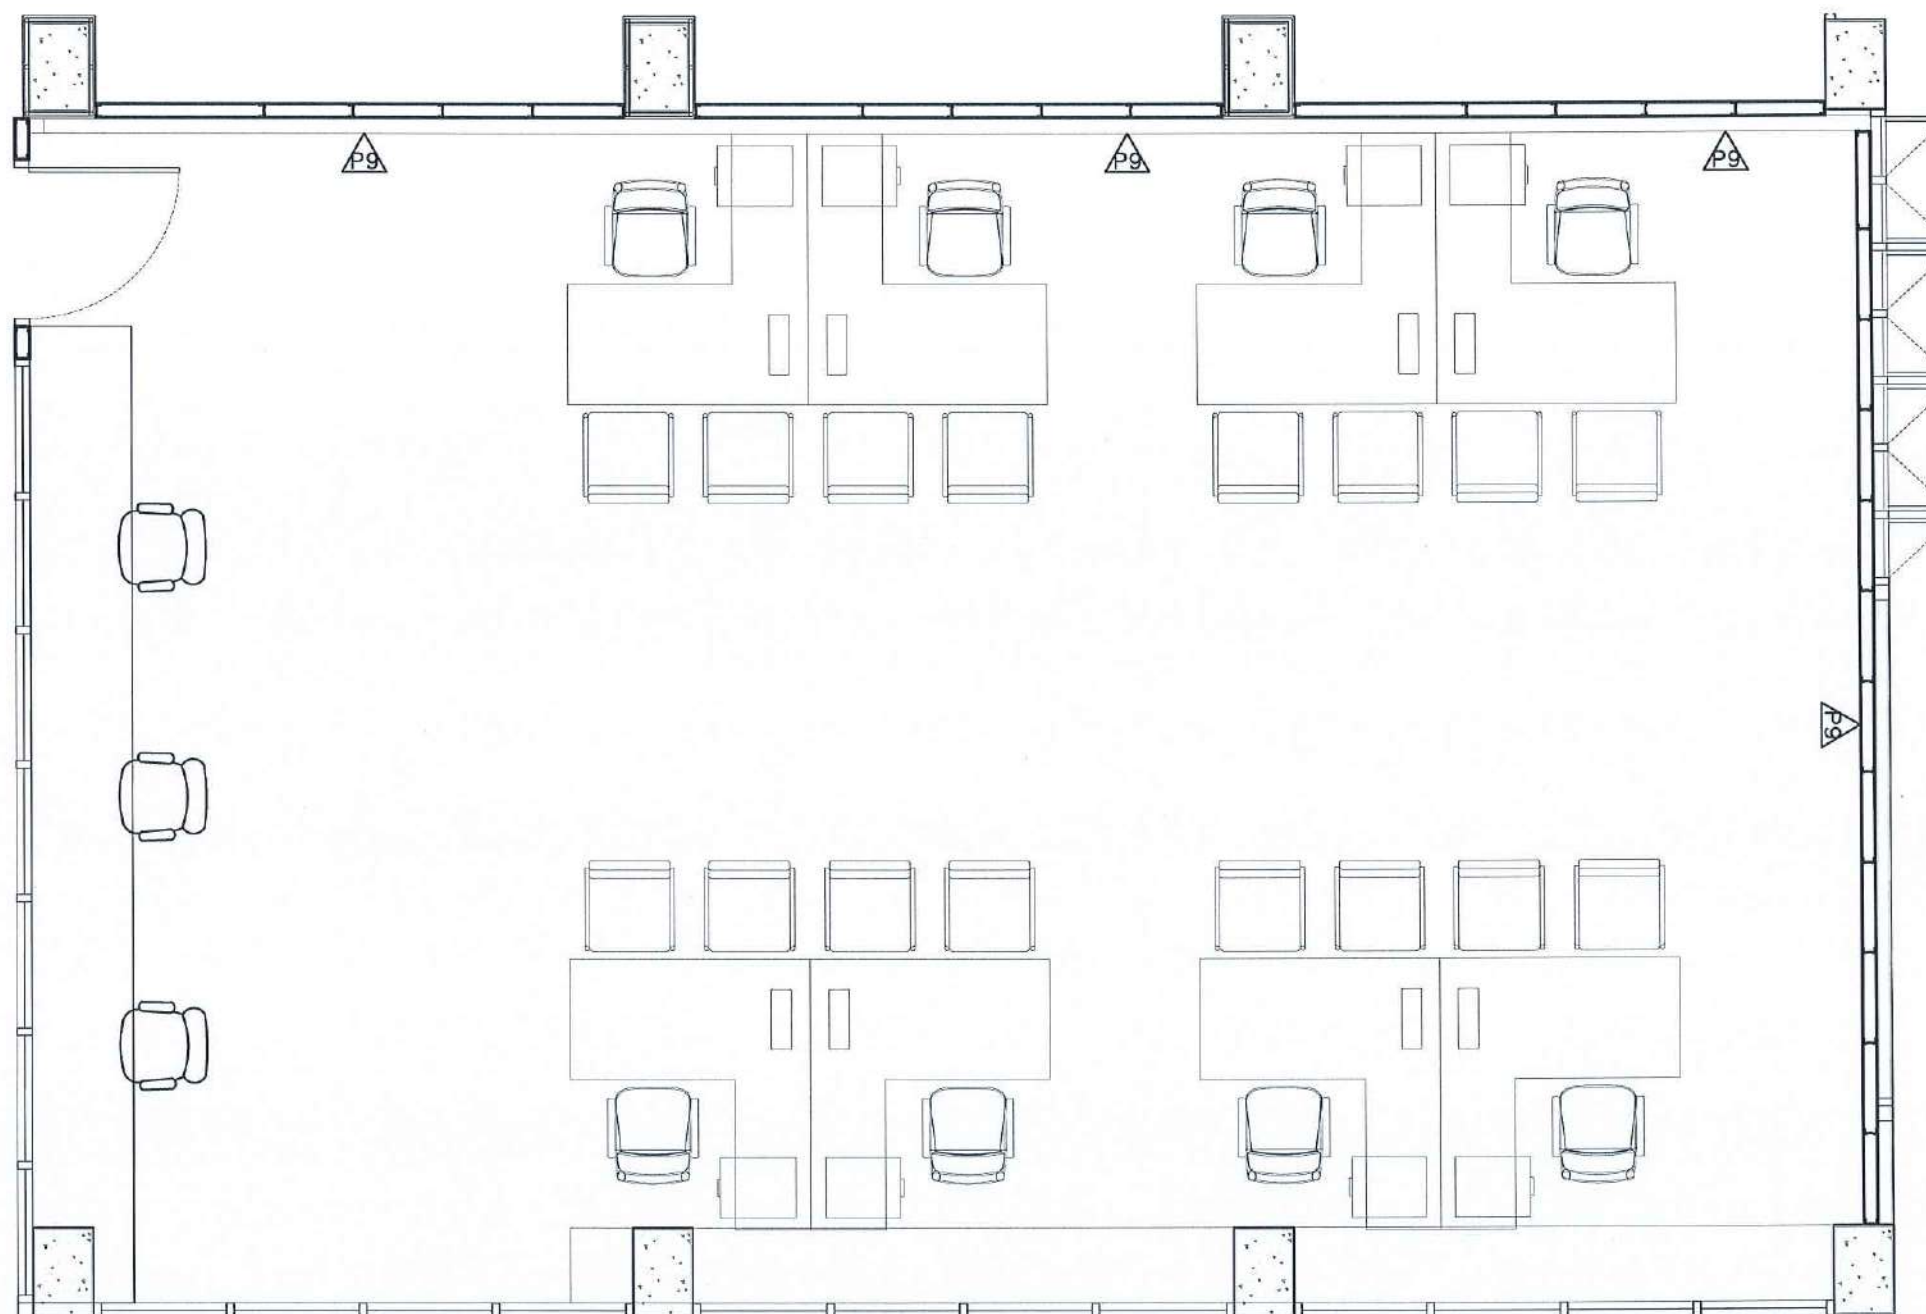

ผนังเดิมทาสี ACRYLIC 100% ชนิดทากายใน สีเบเยอร์ 140-1



ผนังไม้กระดานลามิเนต(ระนาบยาวหลัง) เสาโครง ตามแบบ โครงเคว่าโลหะชุบสังกะสี ภายในใส่ฉนวนกันเสียง 50 มม

WALL LAYOUT PLAN PLAN

Signature *Signature* *Signature*

SCALE 1 : 50

PROJECT :

งานปรับปรุงอาคาร คณะพยาบาลศาสตร์
มหาวิทยาลัยราชภัฏนครสวรรค์

ASSOCIATE ENGINEER :

ฐานันดร ห่อพานิช ภย. 63152

ASSOCIATE ARCHITECTS :

ทศพล ธรรมศิลป์บุญดี ภ-สถ. 20411

ARCHITECTS :

วสิน วัฒนวงษ์ ภ-สถ 21677

INTERIOR DESIGNER :

ELECTRICAL ENGINEER :

ภูไท อภัยสุน ภพก. 46872

DRAWING BY :

วสิน วัฒนวงษ์

REVISION

CHECKED

DATE

CUSTOMER :

DRAWING TITEL :


STAUTA :

DRAWING No.

CHECKED BY :


APPROVED BY :

DATE : 20.10.2568

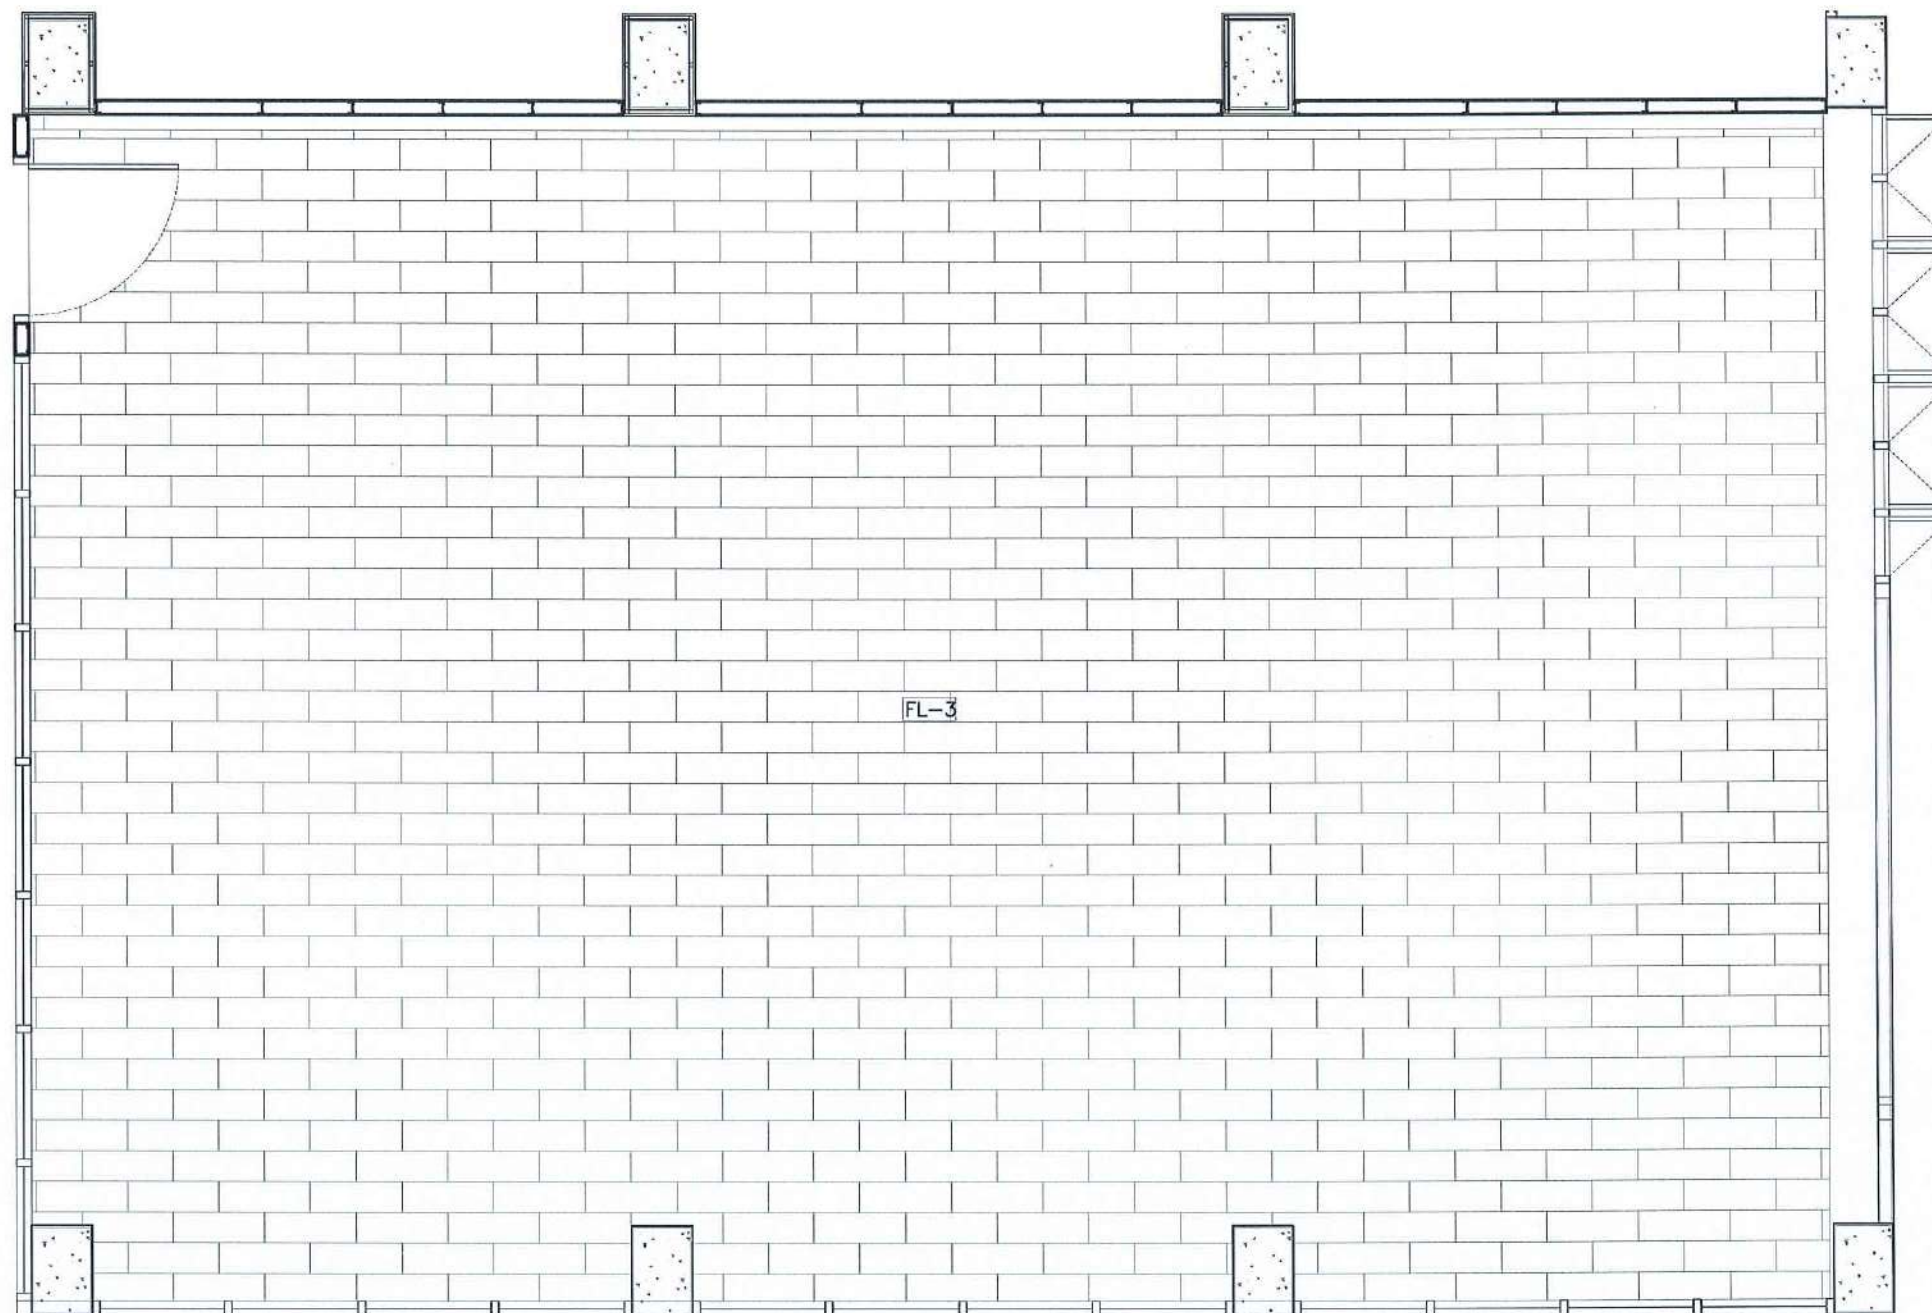

	กระเบื้องยางเดิมอาคาร
WB-1	บัวยาง 10 ซม
—	รอยต่อกระเบื้องยาง

 FLOOR PATTERN PLAN


SCALE 1 : 50

PROJECT :

งานปรับปรุงอาคาร คณะพยาบาลศาสตร์
มหาวิทยาลัยราชภัฏนครสวรรค์

ASSOCIATE ENGINEER :

ฐานันดร ห่อวนพานิช ภย. 63152

ASSOCIATE ARCHITECTS :

ทศพล ธรรมศิลป์บุญดี ภ-สถ. 20411

ARCHITECTS :

วศิน สมนะวงษ์ ภ-สถ 21677

INTERIOR DESIGNER :

ELECTRICAL ENGINEER :

ภูไท อภัยสุน ภพก. 46872

DRAWING BY :

วศิน สมนะวงษ์

REVISION	CHECKED	DATE

CUSTOMER :


DRAWING TITEL :

STAUTA :	DRAWING No.
----------	-------------

CHECKED BY :

APPROVED BY :

DATE : 20.10.2568

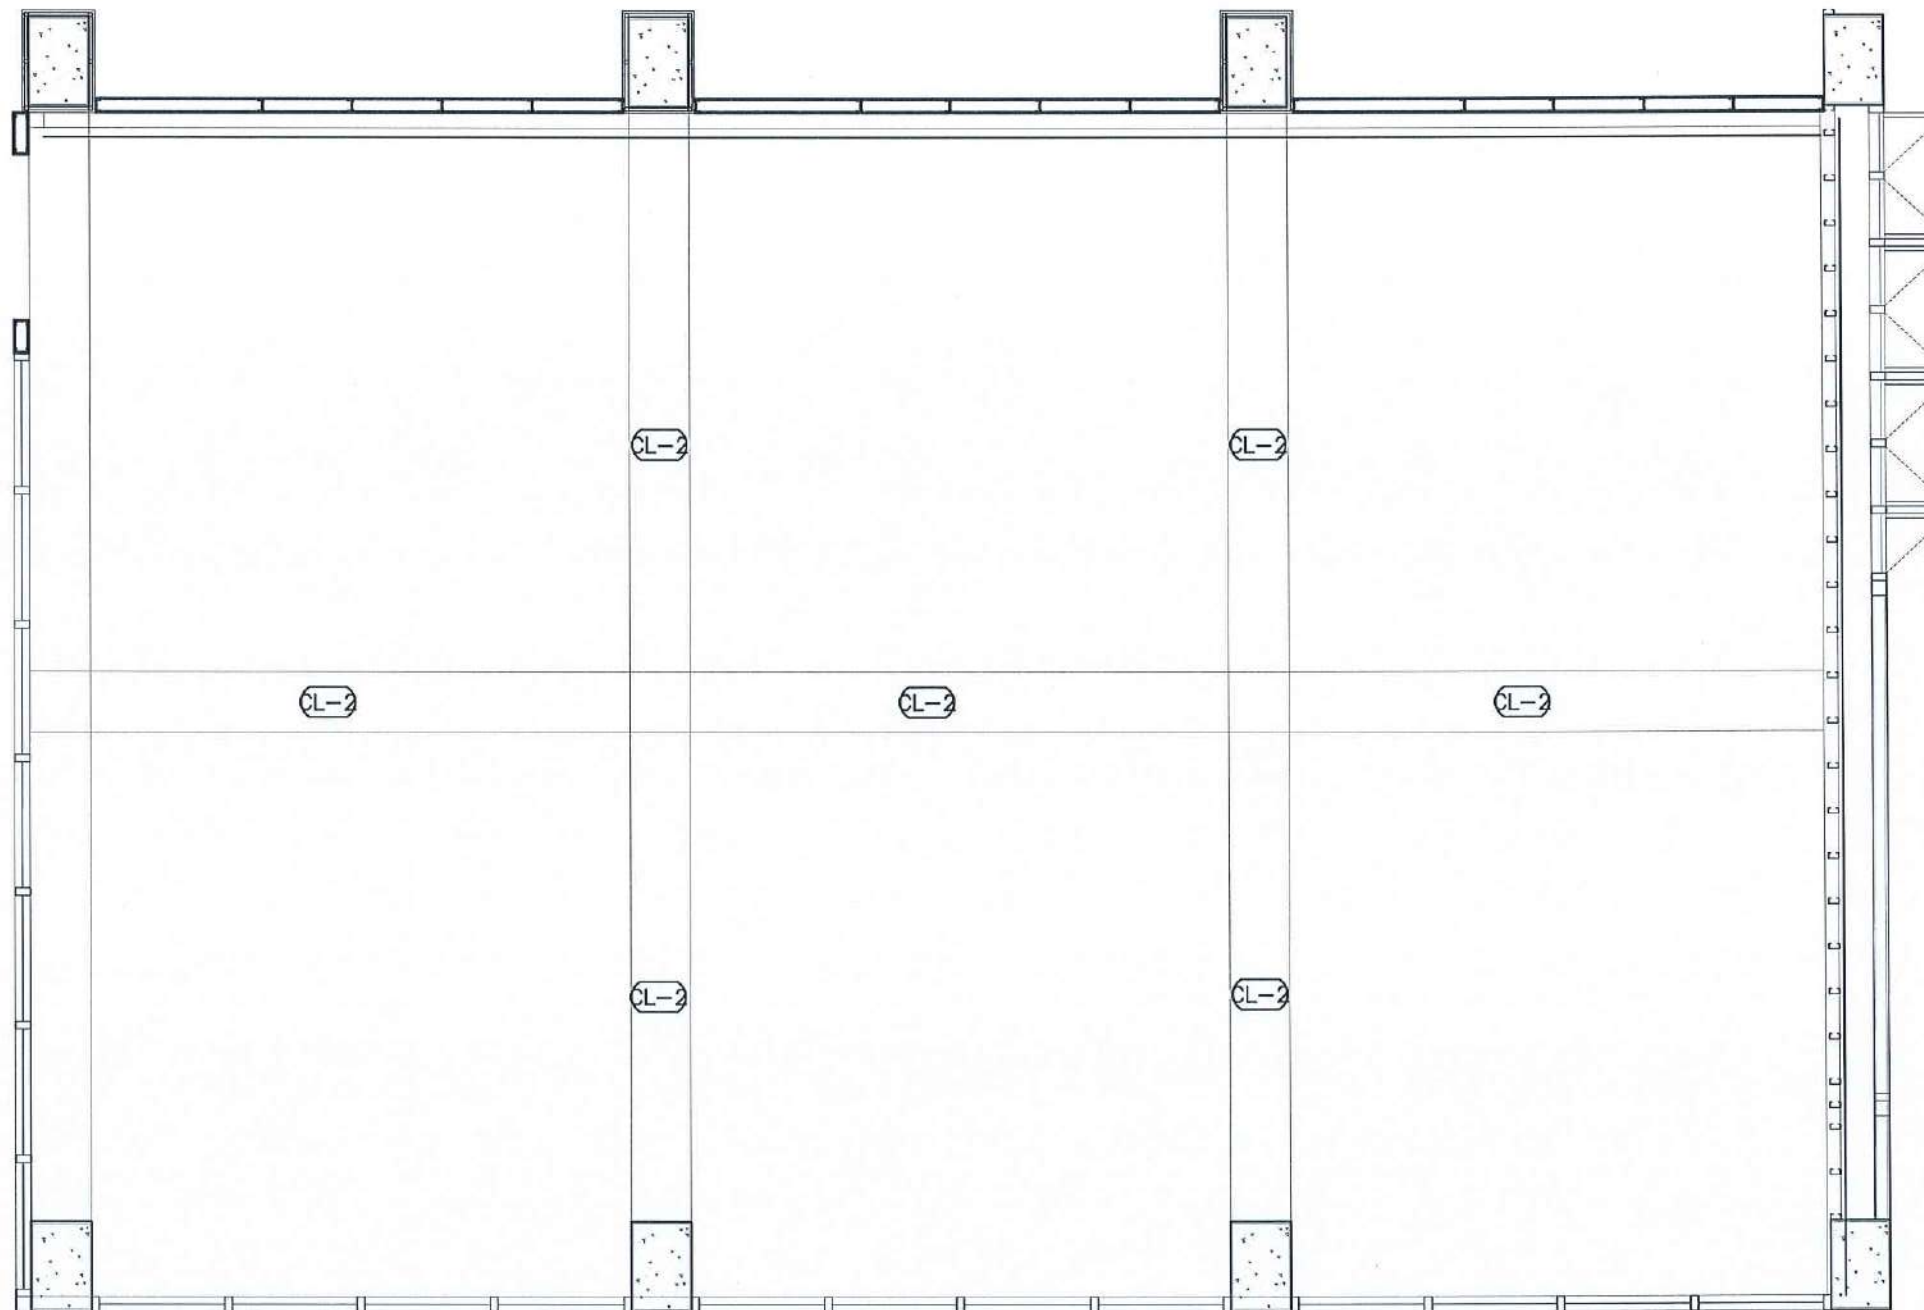

CL-2	คานาเดิมอาคารทาสี (เพื่อขบสีฝ้าAcoustic) ความสูง +2.439
CL-3	ห้องพื้นเดิมอาคารทาสี ตามแบบ

CEILING PLAN

Signature *Signature* *Signature*

SCALE 1 : 50

PROJECT :

งานปรับปรุงอาคาร คณะพยาบาลศาสตร์
มหาวิทยาลัยราชภัฏนครสวรรค์

ASSOCIATE ENGINEER :

ฐานันดรย์ นพรัตน์ ภา. 63152

ASSOCIATE ARCHITECTS :

ทศพล ธรรมศิลป์ ภา. 20411

ARCHITECTS :

วสิน สมนะวงษ์ ภา-สถ 21677

INTERIOR DESIGNER :

ELECTRICAL ENGINEER :

ภูไท อภัยสุน ภา. 46872

DRAWING BY : *Signature*


วสิน สมนะวงษ์

REVISION	CHECKED	DATE

CUSTOMER :

DRAWING TITEL :

STAUTA :	DRAWING No.
CHECKED BY :	
APPROVED BY :	
DATE : 20.10.2568	

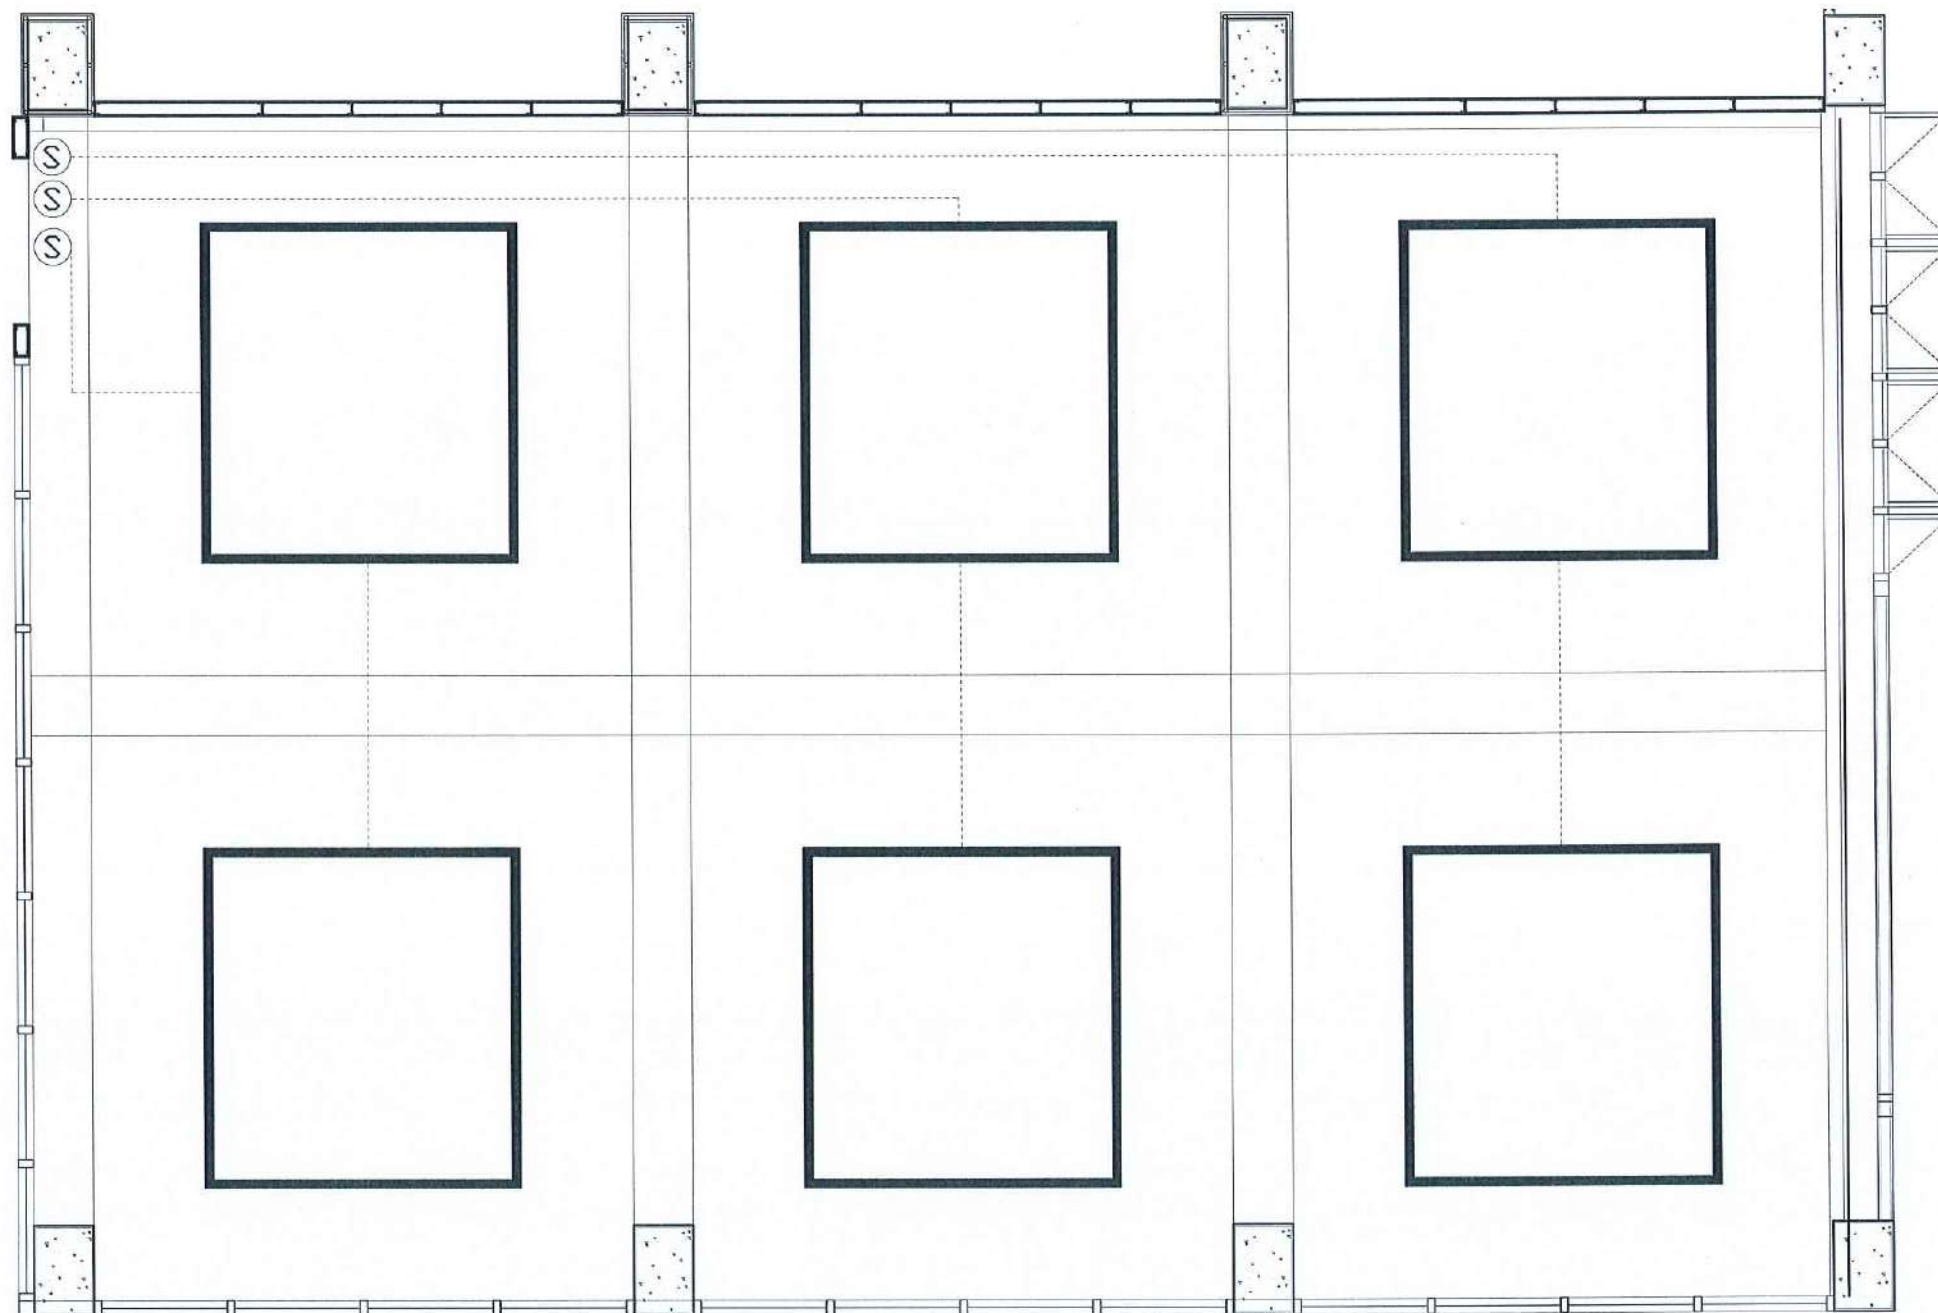

—	LIGHT (เติมอาคาร)	SD	SWITCH DIMMER
Ⓢ	SWITCH		
—	LINE		

LIGHTING PLAN

Signature *Signature* *Signature*

SCALE 1 : 50

PROJECT :

งานปรับปรุงอาคาร คณะพยาบาลศาสตร์
มหาวิทยาลัยราชภัฏนครสวรรค์

ASSOCIATE ENGINEER :

ฐานันดรย์ ส่วนพานิช ทย. 63152

ASSOCIATE ARCHITECTS :

ทศพล ธรรมศิลป์ปฏิบัติ ภา-สถ. 20411

ARCHITECTS :

วสิน สมนะวงษ์ ภา-สถ 21677

INTERIOR DESIGNER :

ELECTRICAL ENGINEER :

ภูไท อภัยสุน ภาพท. 46872

DRAWING BY :

วสิน สมนะวงษ์

REVISION	CHECKED	DATE
----------	---------	------

CUSTOMER :


DRAWING TITEL :

STAUTA :	DRAWING No.
----------	-------------

CHECKED BY :

APPROVED BY :

DATE : 20.10.2568

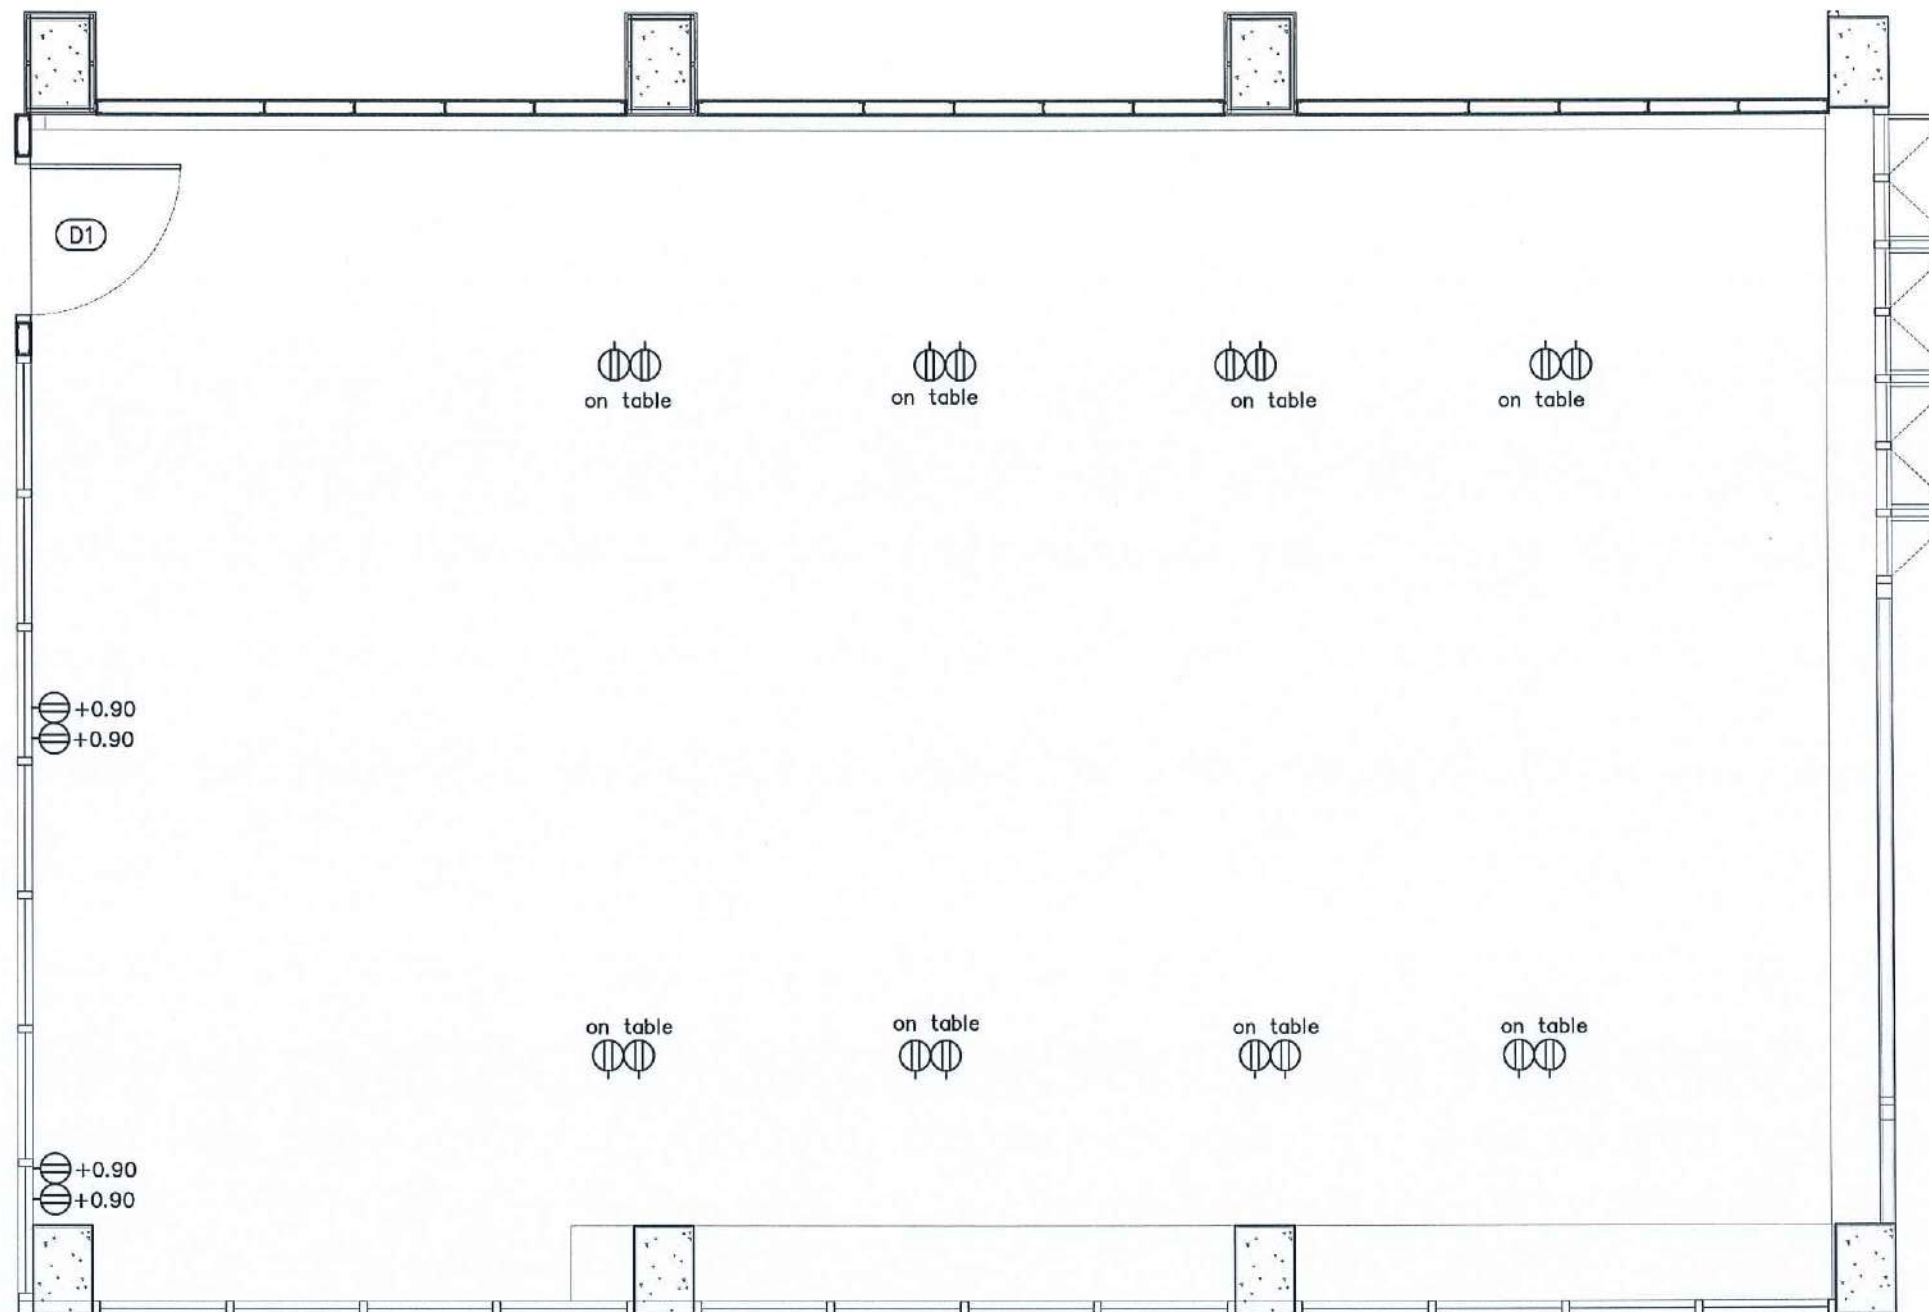

CCTV FINISHING SYMBOLS

	CAMERA		NETWORK
	SWITCH		CONSUMER UNIT
	DUPLEX RECEPTACLE		ไม่ดังเสียง
	WALL SPEAKER		

CCTV PLAN

Signature *Signature* *Signature*

SCALE 1 : 50

PROJECT :

งานปรับปรุงอาคาร คณะพยาบาลศาสตร์
มหาวิทยาลัยราชภัฏนครสวรรค์

ASSOCIATE ENGINEER :

ฐานันดร หงวนพานิช ทย. 63152

ASSOCIATE ARCHITECTS :

ทศพล ธรรมศิลป์บุญฤติ ภา-สถ. 20411

ARCHITECTS :

วสิน สมนะวงษ์ ภา-สถ 21677

INTERIOR DESIGNER :

ELECTRICAL ENGINEER :

ภูไท อภัยสุน ภาทก. 46872

DRAWING BY :

วสิน สมนะวงษ์

REVISION

CHECKED

DATE

CUSTOMER :

DRAWING TITEL :


STAUTA :

DRAWING No.

CHECKED BY :

APPROVED BY :


DATE : 20.10.2568

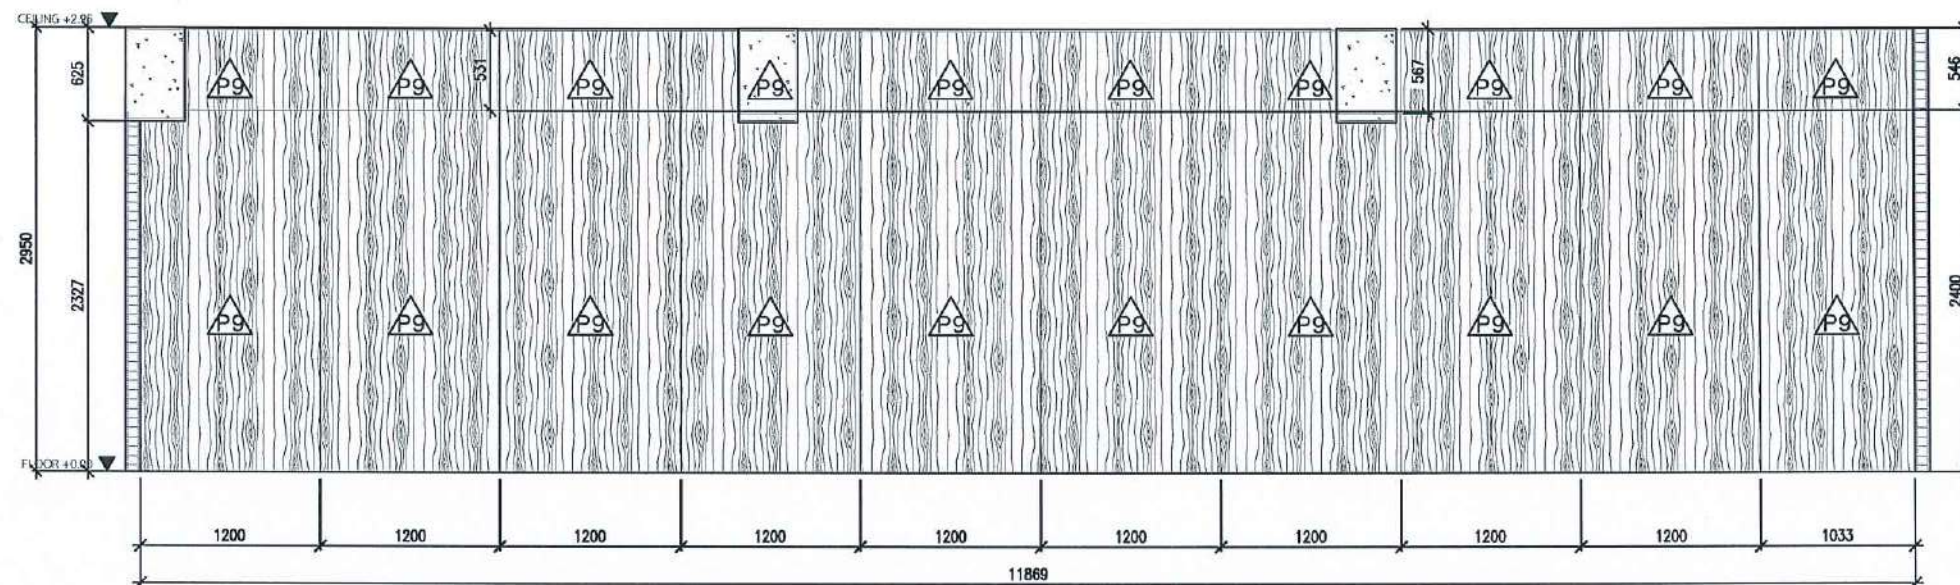

ELEVATION

E1

SCALE 1 : 50

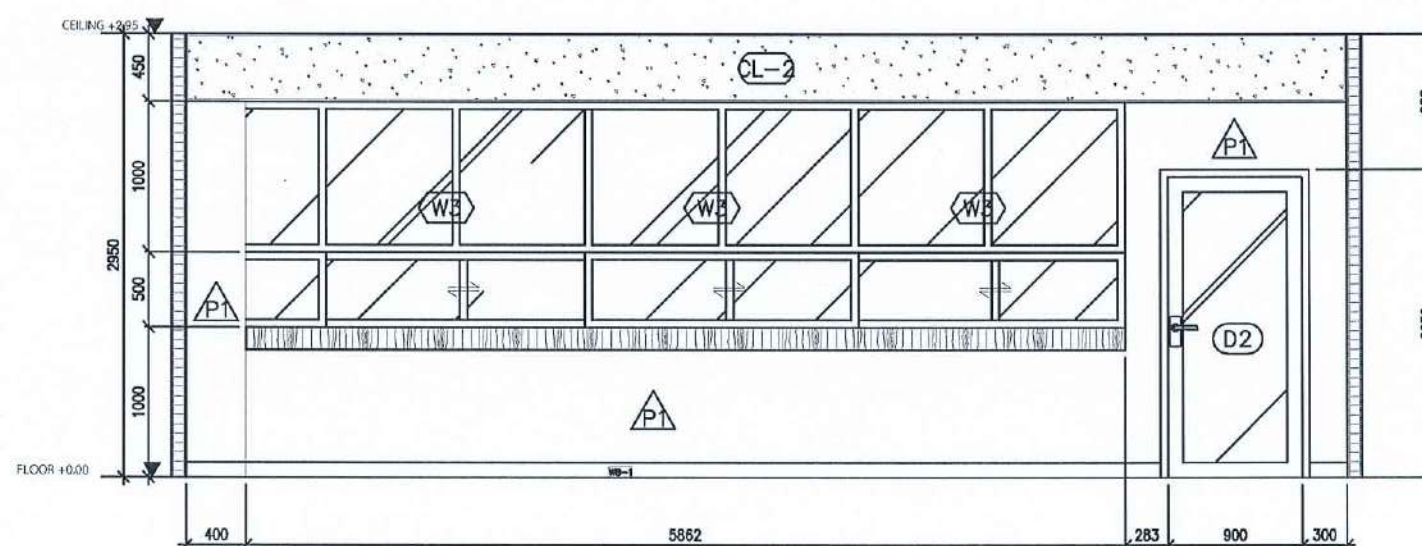

ELEVATION

E2

Don't *Don't* *Don't*

SCALE 1 : 50

PROJECT :

งานปรับปรุงอาคาร คณะพยาบาลศาสตร์
มหาวิทยาลัยราชภัฏนครสวรรค์

ASSOCIATE ENGINEER :

ฐานันตร์ หล่มพานิช ภย. 63152

ASSOCIATE ARCHITECTS :

ทศพล ธรรมศิลป์ ภูฏติ ภ-สถ. 20411

ARCHITECTS :

วศิน สละวงษ์ ภ-สถ 21677

INTERIOR DESIGNER :

ELECTRICAL ENGINEER :

ภูไท อภัยสุน ภพท. 46872

DRAWING BY :

วศิน สละวงษ์

REVISION

CHECKED

DATE

CUSTOMER :

DRAWING TITEL :


STAUTA :

DRAWING No.

CHECKED BY :

APPROVED BY :


DATE : 20.10.2568

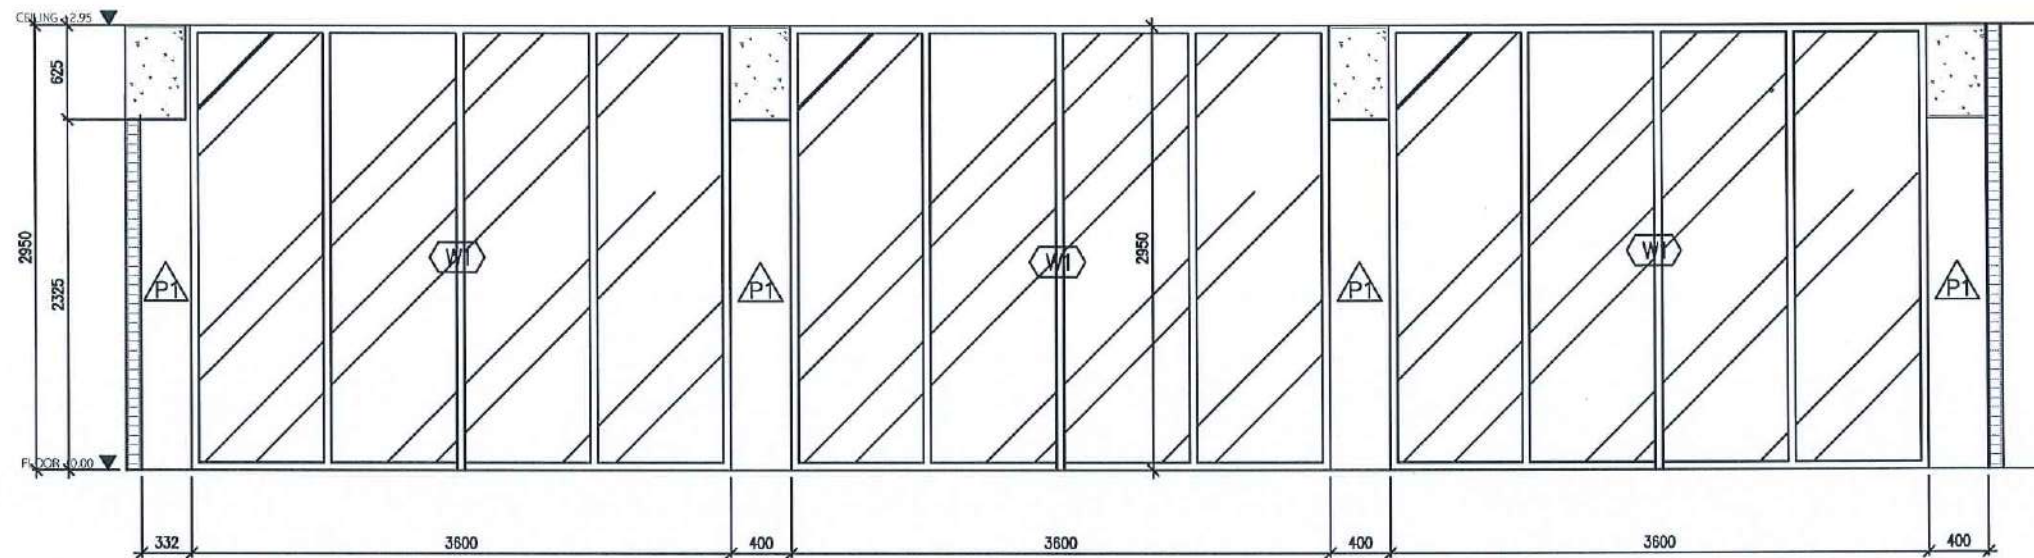

ELEVATION

E3

SCALE 1 : 50

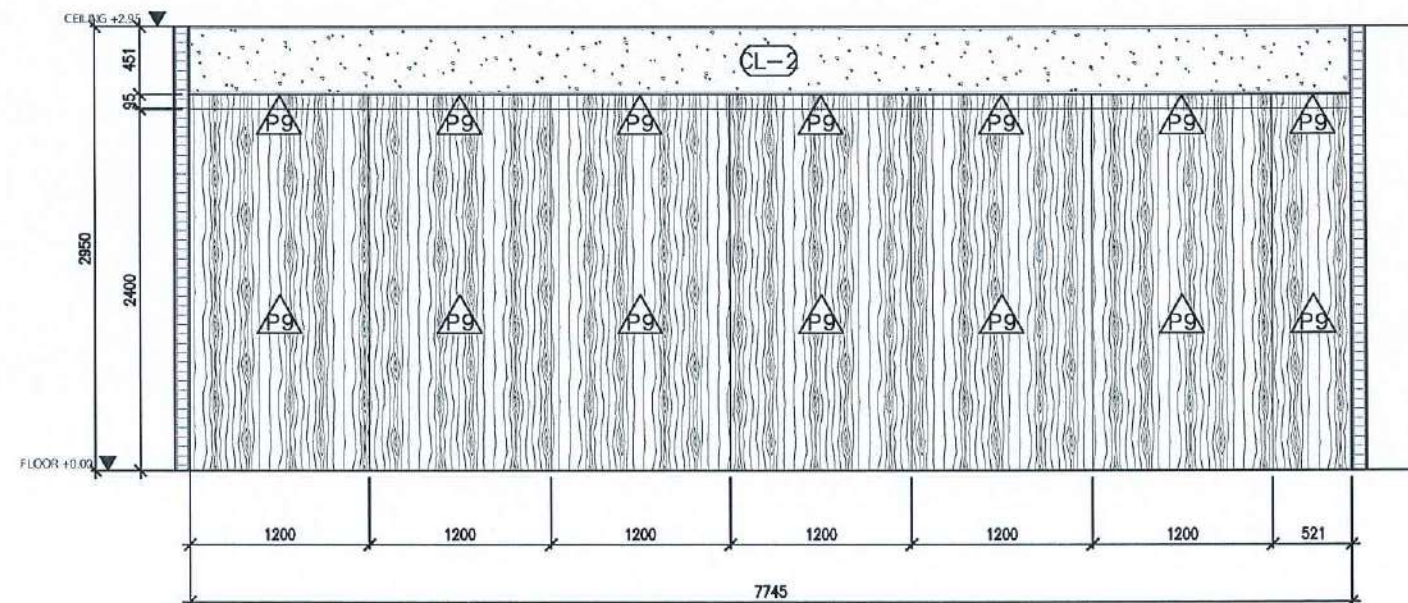

ELEVATION

E4

SCALE 1 : 50

PROJECT :

งานปรับปรุงอาคาร คณะพยาบาลศาสตร์
มหาวิทยาลัยราชภัฏนครสวรรค์

ASSOCIATE ENGINEER :

ฐานันตร์ เหลืองพานิช ภย. 63152

ASSOCIATE ARCHITECTS :

ทศพล ธรรมศิลป์เจริญ ภ-สถ. 20411

ARCHITECTS :

วศิน สมนะวงษ์ ภ-สถ 21677

INTERIOR DESIGNER :

ELECTRICAL ENGINEER :

ภูไท อภัยสุน ภพท. 46872

DRAWING BY :

วศิน สมนะวงษ์

REVISION

CHECKED

DATE

CUSTOMER :

DRAWING TITEL :


STAUTA :

DRAWING No.

CHECKED BY :

APPROVED BY :

DATE : 20.10.2568

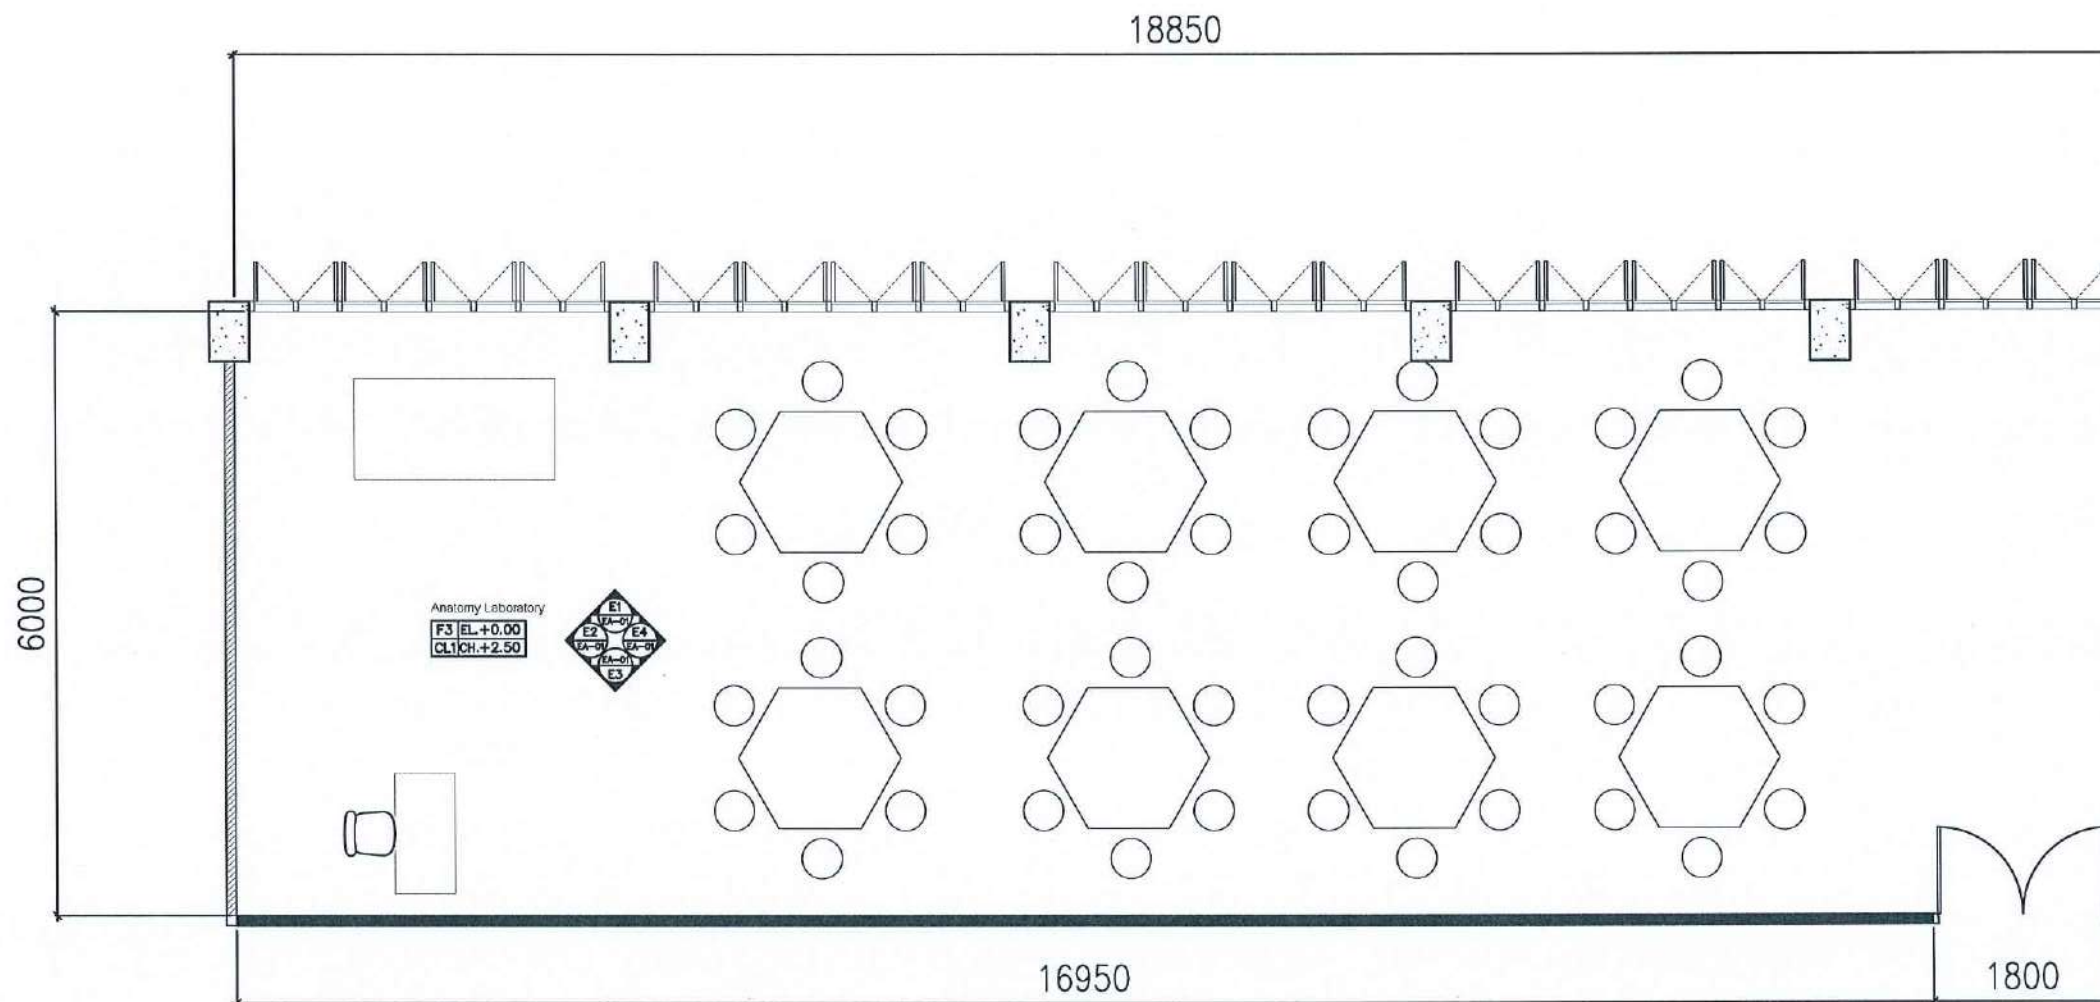

PROJECT :

งานปรับปรุงอาคาร คณะพยาบาลศาสตร์
มหาวิทยาลัยราชภัฏนครสวรรค์

ASSOCIATE ENGINEER :

สุรพันธ์ หล้าพานิช ทย. 63152

ASSOCIATE ARCHITECTS :

ทศพล อรรณศิริบุญฤดี ภา-สถ. 20411

ARCHITECTS :

วสิน สมนะวงษ์ ภา-สถ 21677

INTERIOR DESIGNER :

ELECTRICAL ENGINEER :

ภูไท อภัยสุน ภพท. 46872

DRAWING BY :

วสิน สมนะวงษ์

REVISION	CHECKED	DATE

CUSTOMER :

DRAWING TITEL :

STAUTA :	DRAWING No.
CHECKED BY :	
APPROVED BY :	
DATE : 20.10.2568	


FURNITURE LAY OUT PLAN ANATOMY ROOM

วสิน สมนะวงษ์

สุรพันธ์ หล้าพานิช

ภูไท อภัยสุน

SCALE 1 : 75

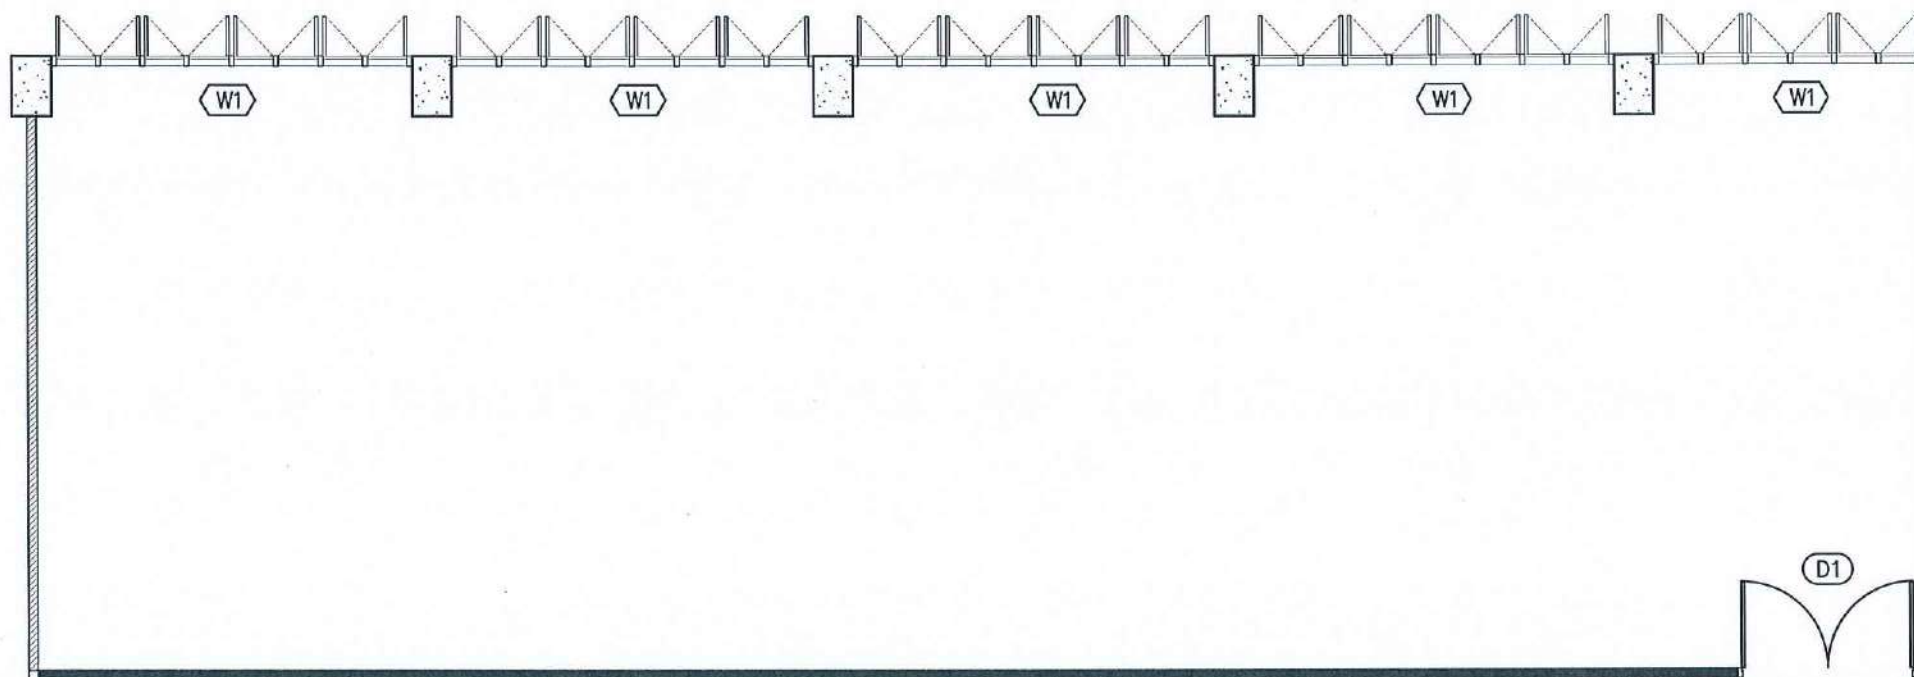

PROJECT :

งานปรับปรุงอาคาร คณะพยาบาลศาสตร์
มหาวิทยาลัยราชภัฏนครสวรรค์

ASSOCIATE ENGINEER :

ฐานันตร์ วัฒนพานิช ภย. 63152

ASSOCIATE ARCHITECTS :

ทศพล ธรรมศิลป์ ญติ ภา-สธ. 20411

ARCHITECTS :

วสิน สมนะวงษ์ ภา-สธ 21677

INTERIOR DESIGNER :

ELECTRICAL ENGINEER :

อุทัย อภัยสุน ภพท. 46872

DRAWING BY :

วสิน สมนะวงษ์

REVISION	CHECKED	DATE

CUSTOMER :

DRAWING TITEL :

STAUTA :	DRAWING No.
----------	-------------

CHECKED BY :

APPROVED BY :

DATE : 20.10.2568

(D1)

ประตูบานเปิดคู่ หน้าบานไม้เนื้อแข็งติดทับด้วยลามิเนตลายไม้ ขนาด 1.80 x 2.00 m
CODE:4713-WM(Wilsonart) พร้อมติดตั้งอุปกรณ์ครบชุด

(W1)

หน้าต่างเดิมของโครงการ


DOOR AND WINDOW LAYOUT PLAN ANATOMY ROOM

วสิน สมนะวงษ์

ฐานันตร์ วัฒนพานิช

ทศพล ธรรมศิลป์

SCALE 1 : 75

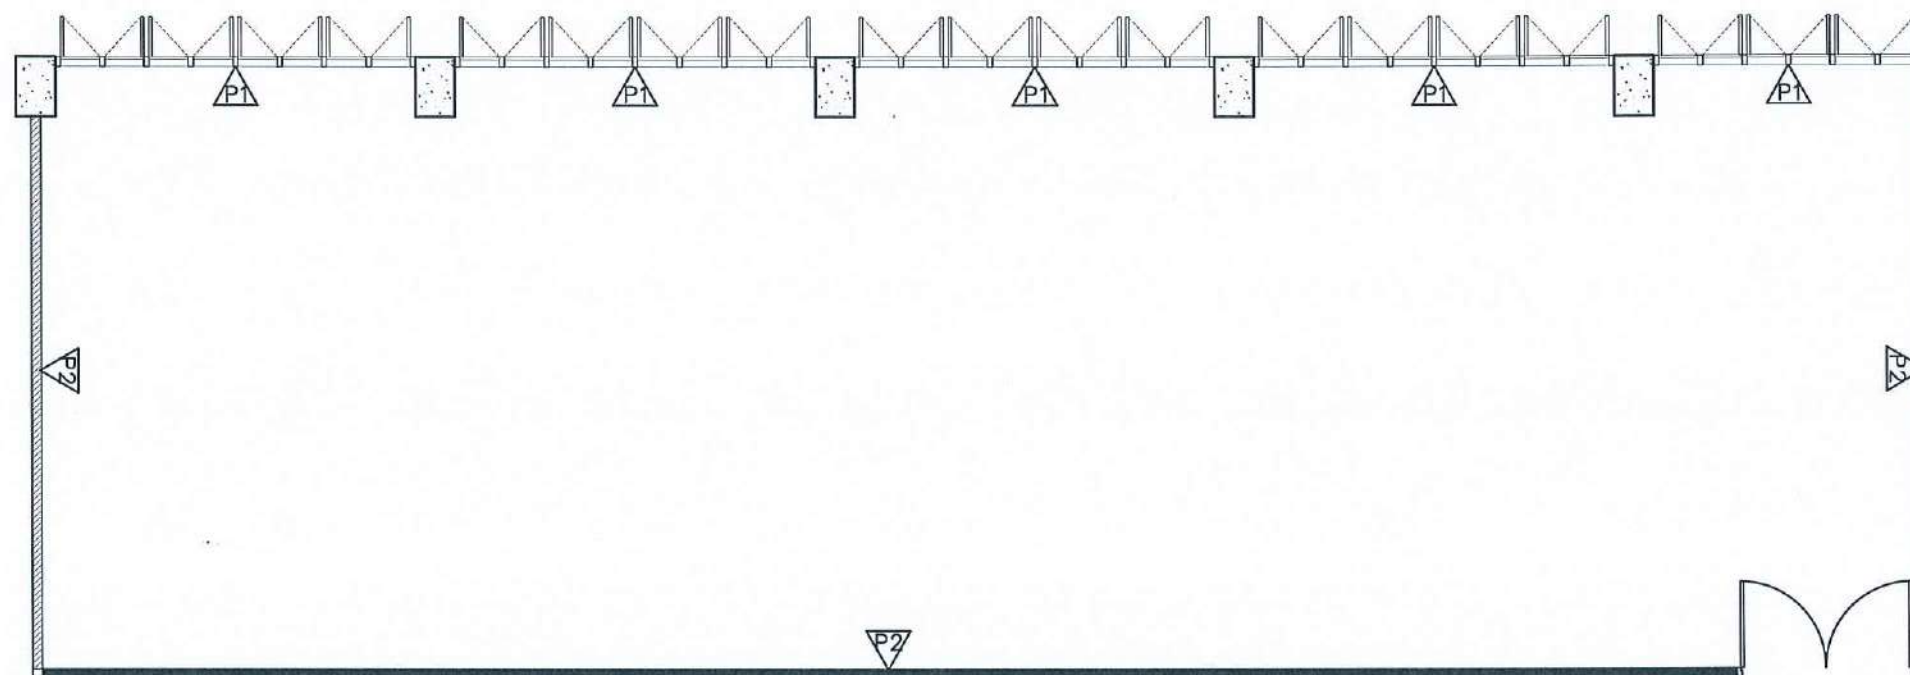

PROJECT :

งานปรับปรุงอาคาร คณะพยาบาลศาสตร์
มหาวิทยาลัยราชภัฏนครสวรรค์

ASSOCIATE ENGINEER :

ฐานันดรย์ หลานพานิช อย. 63152

ASSOCIATE ARCHITECTS :

ทศพล ธรรมศิลป์บุญดี ภ-สถ. 20411

ARCHITECTS :

วศิน สมนะวงษ์ ภ-สถ 21677

INTERIOR DESIGNER :

ELECTRICAL ENGINEER :

ภูไท อภัยสุน ภพท. 46872

DRAWING BY :

วศิน สมนะวงษ์

REVISION

CHECKED

DATE

CUSTOMER :

DRAWING TITEL :

STAUTA :

DRAWNG No.

CHECKED BY :

APPROVED BY :

DATE : 20.10.2568

P1

ผนังเดิม ทาสี ACRYLIC 100% ชนิดทากายใน สีเบเยอร์ 140-1

P5

ผนังเดิม ทาสี ACRYLIC 100% ชนิดทากายใน สีเบเยอร์ 3183

P2

ผนังยิปซัมบอร์ด 12 มม.ขอบเรียบ ฉาบเรียบ โครงเคร่าโลหะชุบสังกะสี
ทาสี ACRYLIC 100% ชนิดทากายใน สีเบเยอร์ 140-1

P6

ผนังยิปซัมบอร์ด 12 มม.ขอบเรียบ ฉาบเรียบ โครงเคร่าโลหะชุบสังกะสี
ทาสี ACRYLIC 100% ชนิดทากายใน สีเบเยอร์ 3183

WALL LAYOUT PLAN ANATOMY ROOM

วศิน สมนะวงษ์

ฐานันดรย์ หลานพานิช


SCALE 1 : 75

FLOOR PATTERN PLAN ANATOMY ROOM

SCALE 1 : 75

Handwritten notes and signatures in blue ink.

FL-3	กระเบื้องยางลายไม้เทียมขนาด 60x60 ซม.
WB-1	ผนัง 10 มม.
	รอยต่อกระเบื้องยาง

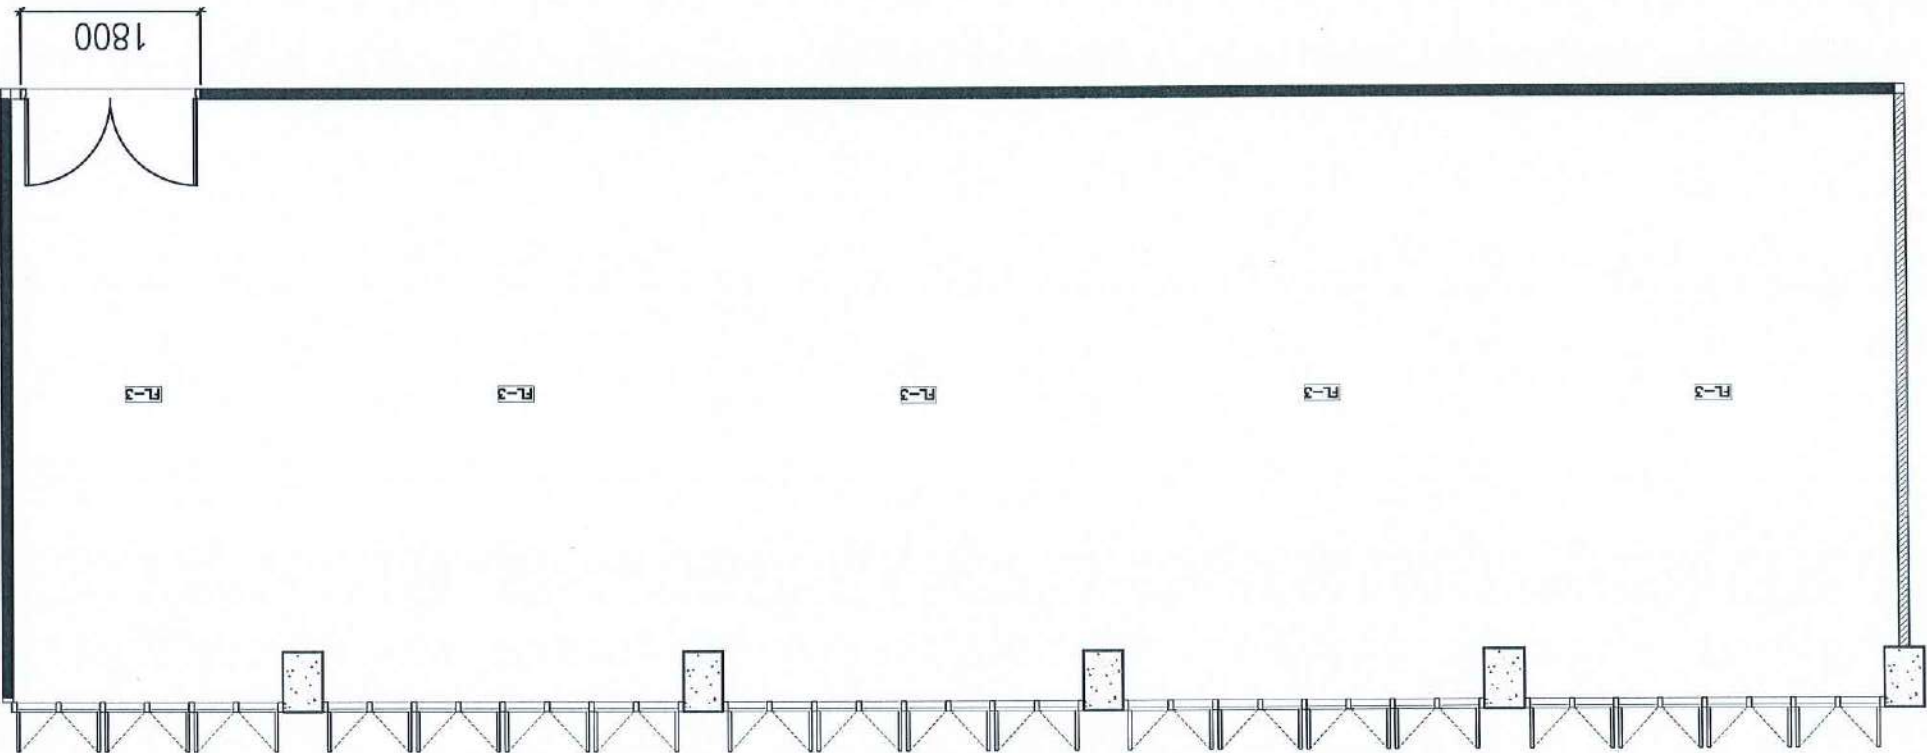

PROJECT :		
งานปรับปรุงอาคาร คณะแพทยศาสตร์ มหาวิทยาลัยขอนแก่น		
ASSOCIATE ENGINEER :		
สุวิมลศรี พงษ์พานิช อย. 63152		
ASSOCIATE ARCHITECTS :		
ทศพล อรรถสิทธิ์บุญญิต ฎ-ถ.ม. 20411		
ARCHITECTS :		
ฉิม ชื่นละวงษ์ ฎ-ถ.ม. 21677		
INTERIOR DESIGNER :		
ELECTRICAL ENGINEER :		
ฉิม ชื่นละวงษ์ ฎ.ม. 46872		
DRAWING BY :		
ฉิม ชื่นละวงษ์		
REVISION	CHECKED	DATE
CUSTOMER :		
DRAWING TITLE :		
STAUTA :		DRAWING No.
CHECKED BY :		
APPROVED BY :		
DATE : 20.10.2568		


CEILING PLAN ANATOMY ROOM

BSI

โดย ธีรภัฏ ธีรภัฏ

SCALE 1 : 75

CL-1	แผ่นฝ้าอะคูสติก T-BAR 60x60 CM.
CL-2	แผ่นฝ้าอะคูสติก (White Acoustic)

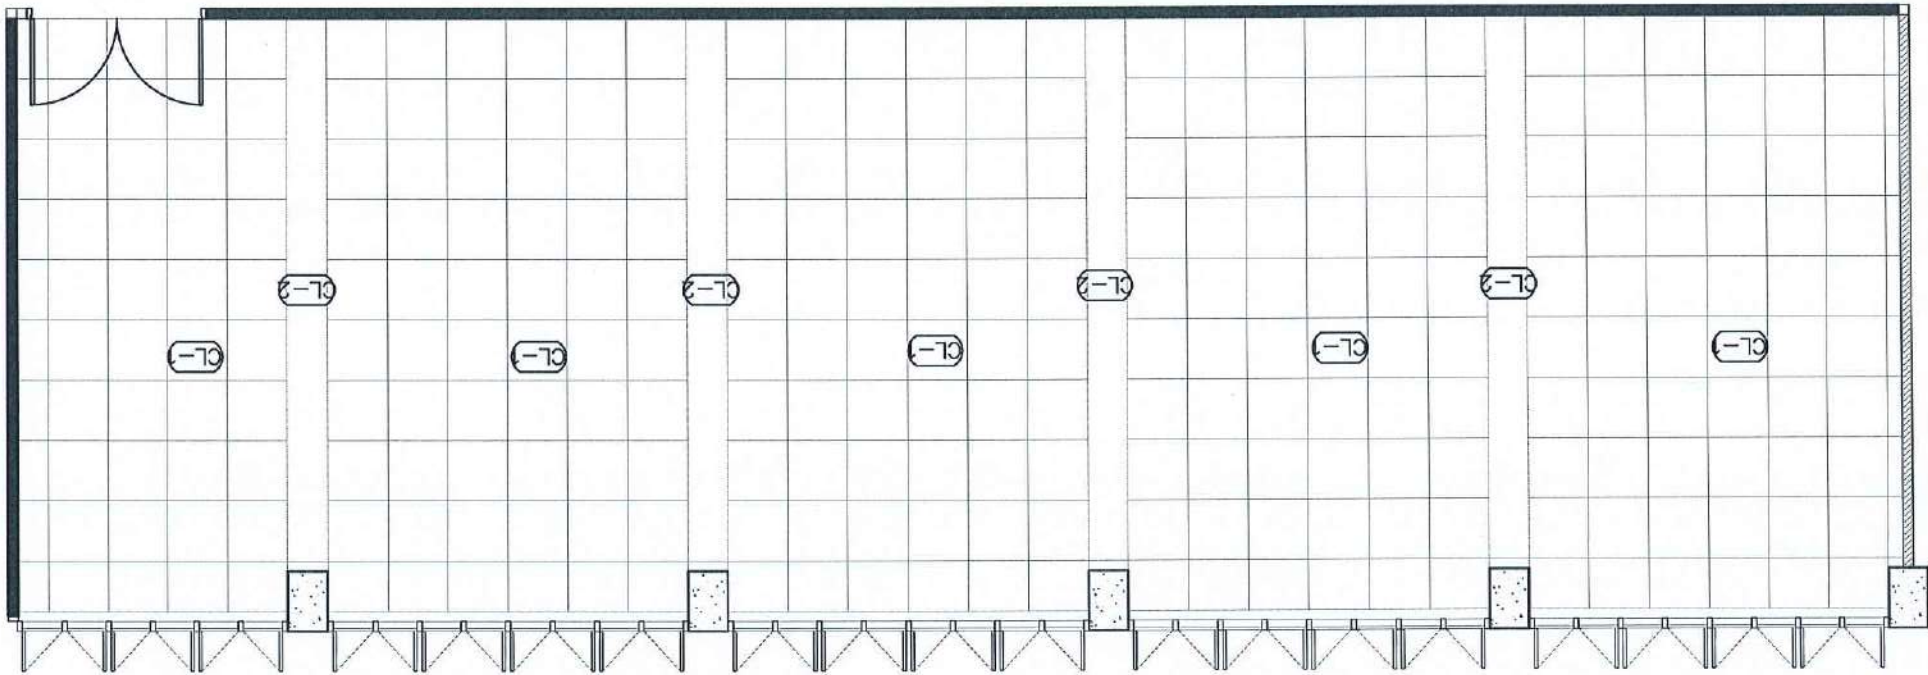


PROJECT :		
งานปรับปรุงอาคาร คณะแพทยศาสตร์ มหาวิทยาลัยขอนแก่น		
ASSOCIATE ENGINEER :		
ฐานันท์ พงษ์พานิช อย. 63152		
ASSOCIATE ARCHITECTS :		
พศพล อรรถศิริบุญญ์ อย. 20411		
ARCHITECTS :		
ธีรภัฏ ธีรภัฏ อย. 21677		
INTERIOR DESIGNER :		
ธีรภัฏ ธีรภัฏ อย. 46872		
DRAWING BY :		
ธีรภัฏ ธีรภัฏ อย. 46872		
ELECTRICAL ENGINEER :		
ธีรภัฏ ธีรภัฏ อย. 46872		
REVISION		
DATE	CHECKED	DATE
CUSTOMER :		
DRAWING TITLE :		
STAUTA :		
DRAWING No.		
CHECKED BY :		
APPROVED BY :		
DATE : 20.10.2568		

POWER OUTLET PLAN ANATOMY ROOM

SCALE 1 : 75

ELECTRICITY FINISHING SYMBOLS

DUPLEX RECEPTACLE

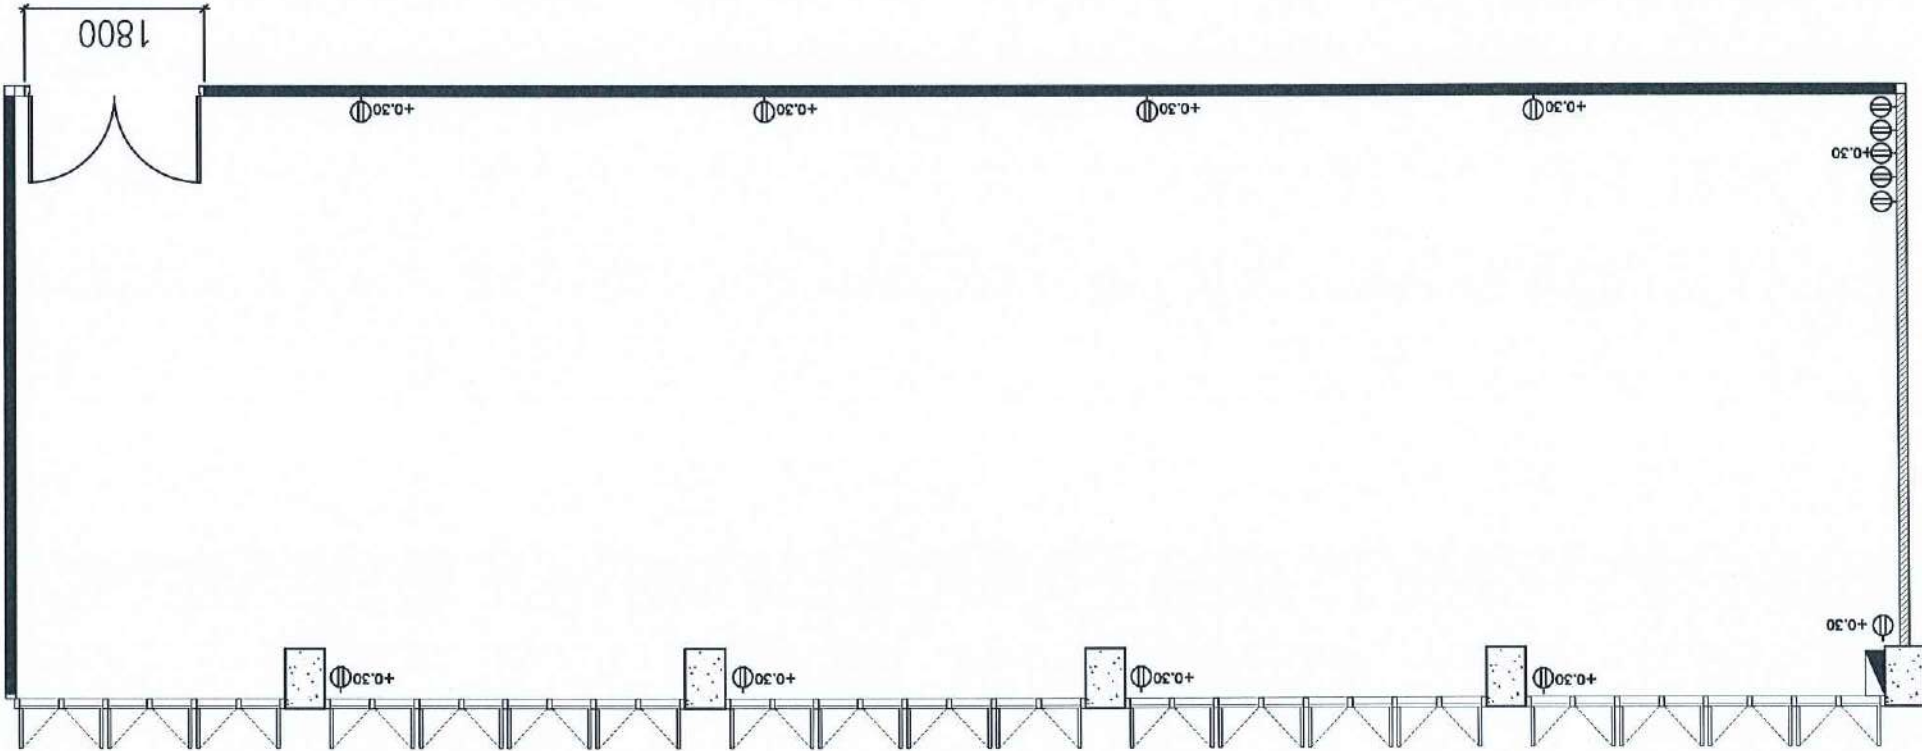


PROJECT :		
งานปรับปรุงอาคาร คณะแพทยศาสตร์ มหาวิทยาลัยเชียงใหม่		
ASSOCIATE ENGINEER :		
สุวิมล วัฒนศิริกุล ฐ.บ. 63152		
ASSOCIATE ARCHITECTS :		
ทศพร อรรถสิทธิ์กุล ฐ.บ. 20411		
ARCHITECTS :		
สุวิมล วัฒนศิริกุล ฐ.บ. 21677		
INTERIOR DESIGNER :		
สุวิมล วัฒนศิริกุล ฐ.บ. 21677		
ELECTRICAL ENGINEER :		
สุวิมล วัฒนศิริกุล ฐ.บ. 46872		
DRAWING BY :		
สุวิมล วัฒนศิริกุล ฐ.บ. 46872		
REVISION		
DATE	CHECKED	DATE
CUSTOMER :		
DRAWING TITLE :		
STAUTA :		
DRAWING No.		
CHECKED BY :		
APPROVED BY :		
DATE : 20.10.2568		

POWER OUTLET PLAN ANATOMY ROOM

SCALE 1 : 75

Ⓜ	NETWORK	CONSUMER UNIT	⬢
Ⓜ	WALL SPEAKER	CAMERA	Ⓜ
Ⓜ	HDMI	exhaust fan	Ⓜ
ELECTRICITY FINISHING SYMBOLS			

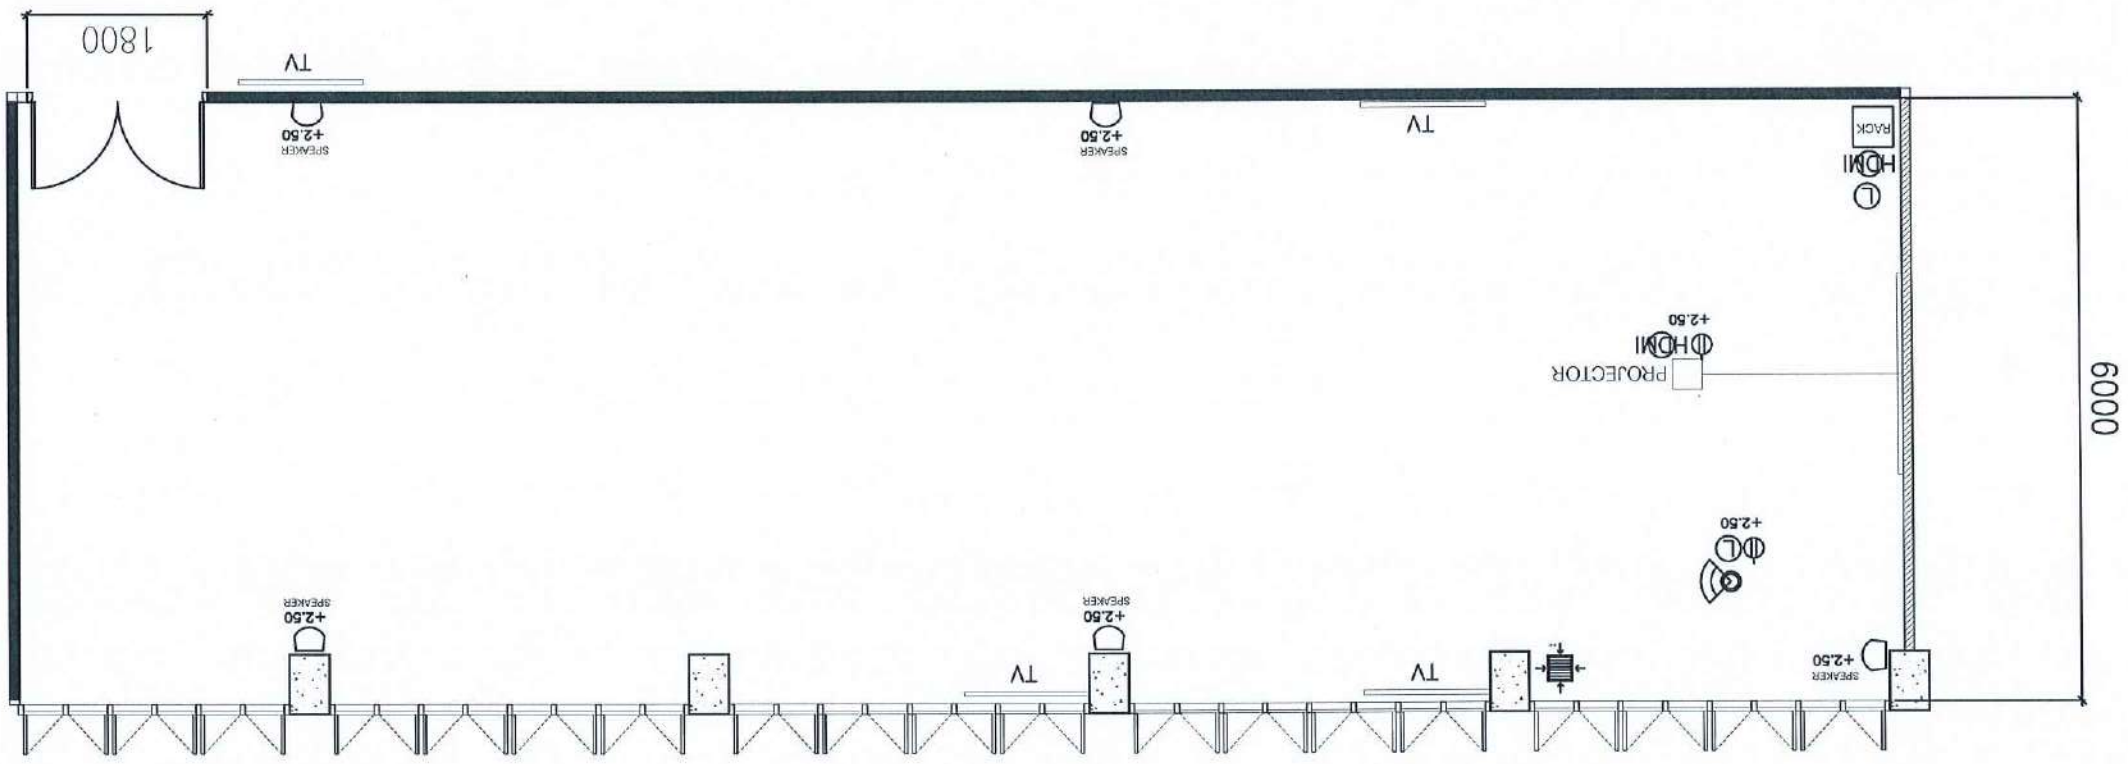


Handwritten notes and signatures in blue ink.

PROJECT :		
งานรับแปลแบบสถาปัตย์และวิศวกรรมเครื่องกล		
ASSOCIATE ENGINEER :		
สุวิมล นพคุณวิทย์ อย. 63152		
ASSOCIATE ARCHITECTS :		
วิมล นพคุณวิทย์ อย. 21677		
INTERIOR DESIGNER :		
สุวิมล นพคุณวิทย์ อย. 21677		
ELECTRICAL ENGINEER :		
สุวิมล นพคุณวิทย์ อย. 46872		
DRAWING BY :		
สุวิมล นพคุณวิทย์ อย. 21677		
REVISION		
DATE	CHECKED	REVISION
CUSTOMER :		
DRAWING TITLE :		
STAUTA :		
DRAWING No.		
CHECKED BY :		
APPROVED BY :		
DATE : 20.10.2568		

POWER OUTLET PLAN ANATOMY ROOM


SCALE 1 : 75

		COMPRESSOR	
		CONDENSER	
AIR CONDITIONER SYMBOLS			


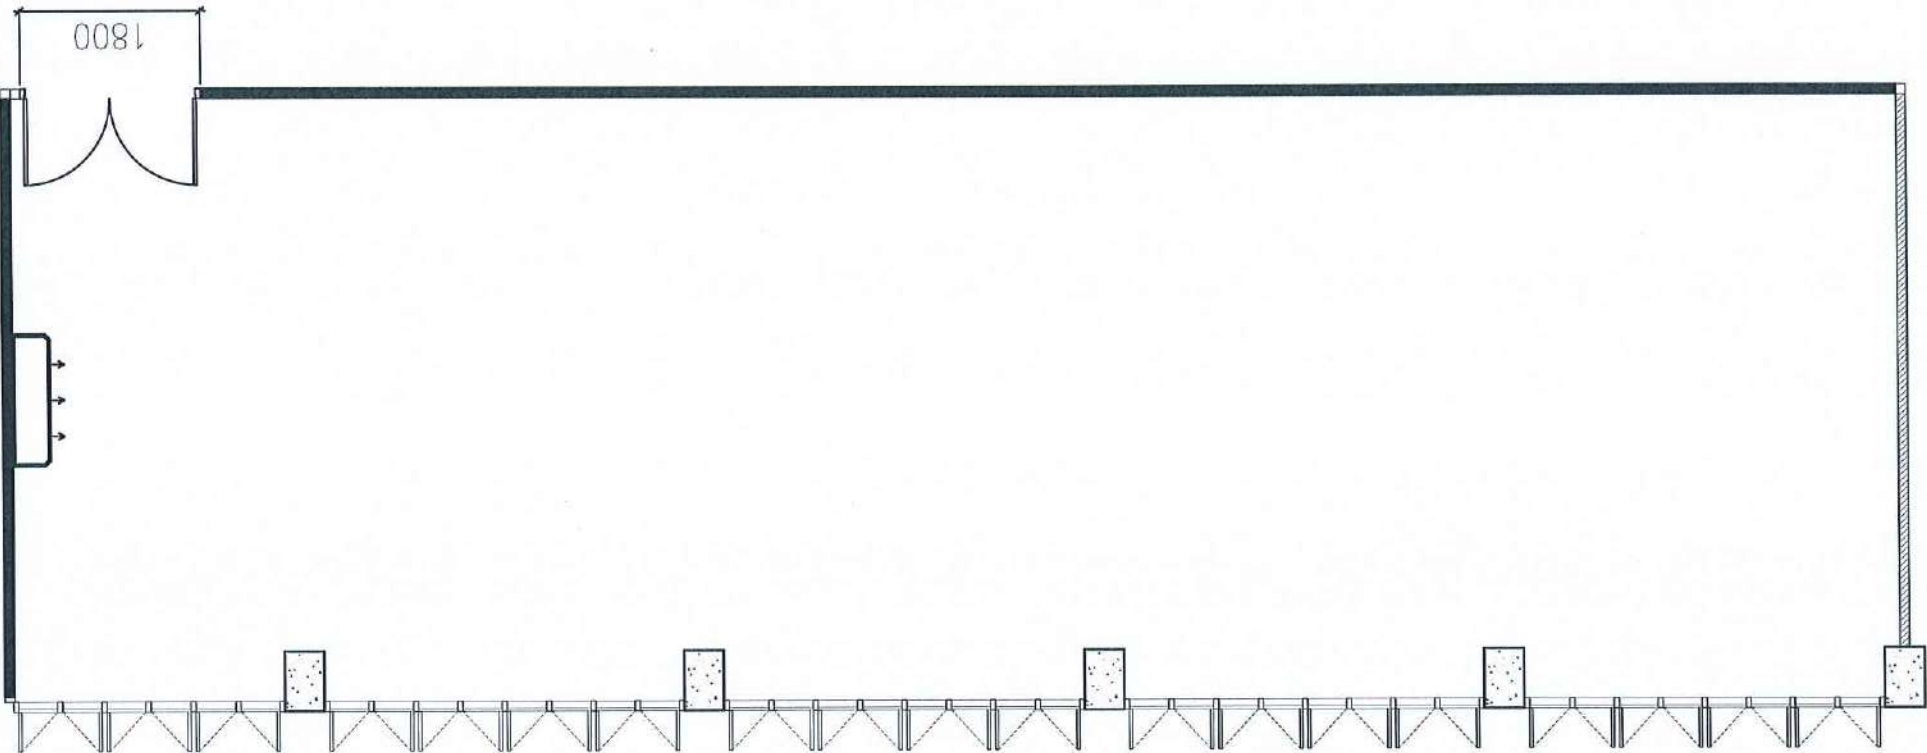


PROJECT :		
งานปรับปรุงอาคาร คณะแพทยศาสตร์ มหาวิทยาลัยเชียงใหม่		
ASSOCIATE ENGINEER :		
สุทัศน์ วัฒนาวิทย์ นว. 63152		
ASSOCIATE ARCHITECTS :		
ทพช. อรรถสิทธิ์ ญ.น. 20411		
ARCHITECTS :		
สุทัศน์ วัฒนาวิทย์ นว. 21677		
INTERIOR DESIGNER :		
ELECTRICAL ENGINEER :		
สุทัศน์ วัฒนาวิทย์ นว. 46872		
DRAWING BY :		
สุทัศน์ วัฒนาวิทย์ นว. 21677		
REVISION		
DATE	CHECKED	
CUSTOMER :		
DRAWING TITLE :		
STAUTA :		
DRAWING No.		
CHECKED BY :		
APPROVED BY :		
DATE : 20.10.2568		


E3 SCALE 1 : 75

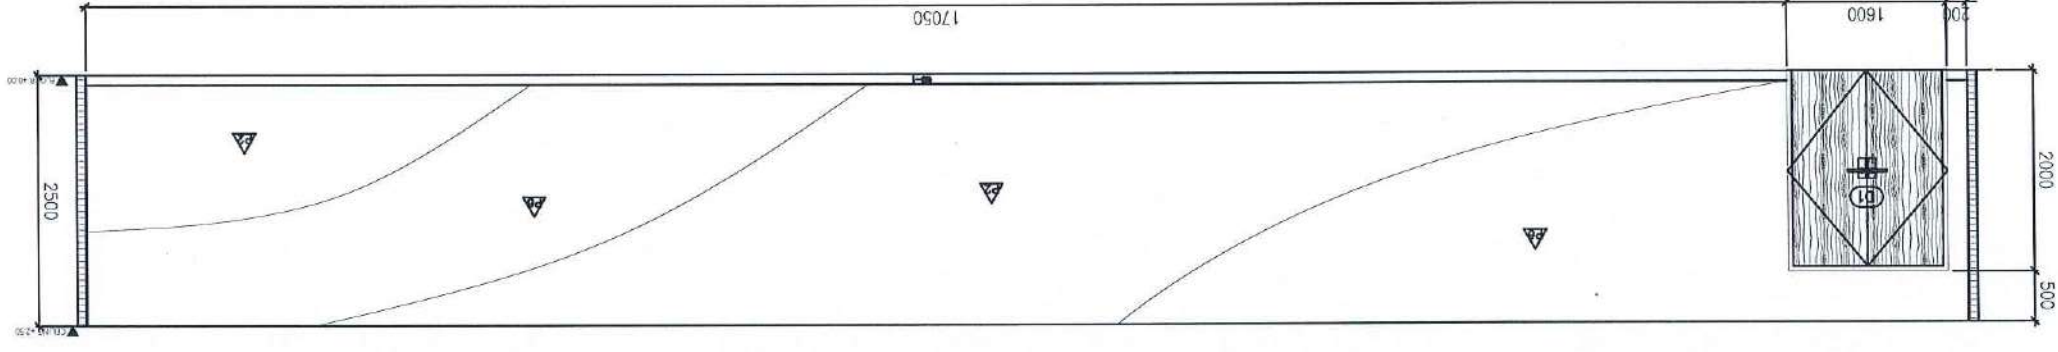

E2	SCALE 1 : 75	ELEVATION	E4	SCALE 1 : 75
----	--------------	-----------	----	--------------

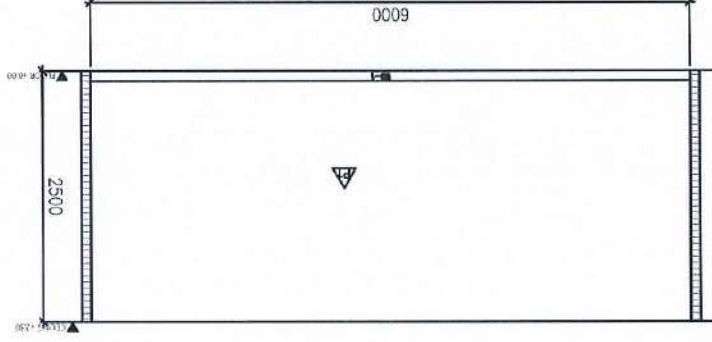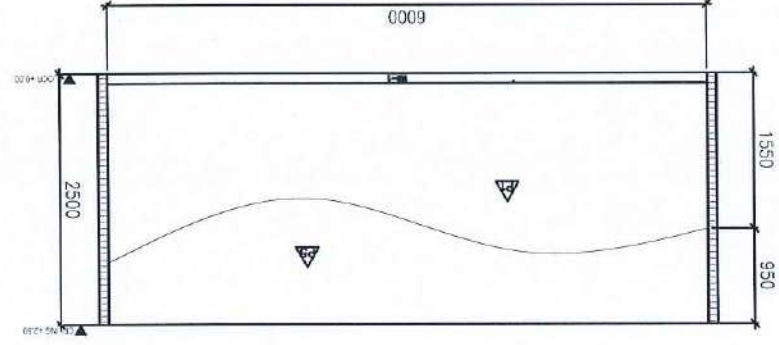


E1 SCALE 1 : 75

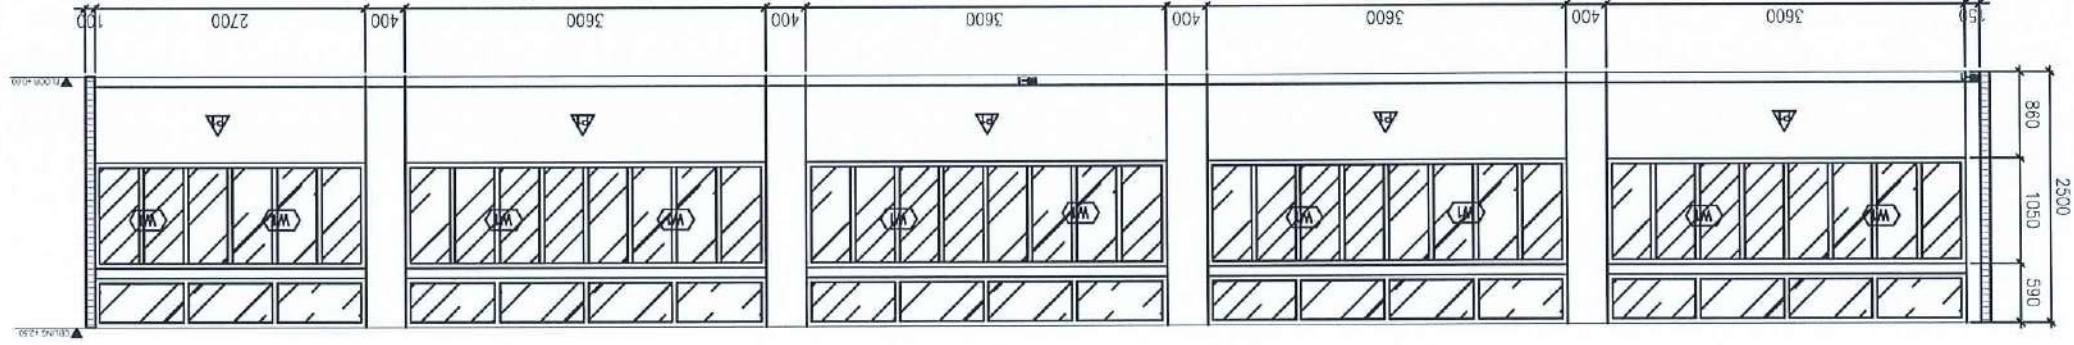

DRAWING TITLE :		STAUTA :		DRAWING No.	
DATE : 20.10.2568		APPROVED BY :			
		CHECKED BY :			
CUSTOMER :					
REVISION		CHECKED		DATE	
DRAWING BY : 25/10/2568					
ELECTRICAL ENGINEER :					
INTERIOR DESIGNER :					
ARCHITECTS : 21677					
ASSOCIATE ARCHITECTS :					
ASSOCIATE ENGINEER :					
PROJECT :					

FURNITURE LAY OUT PLAN FUNDA ROOM


SCALE 1 : 75

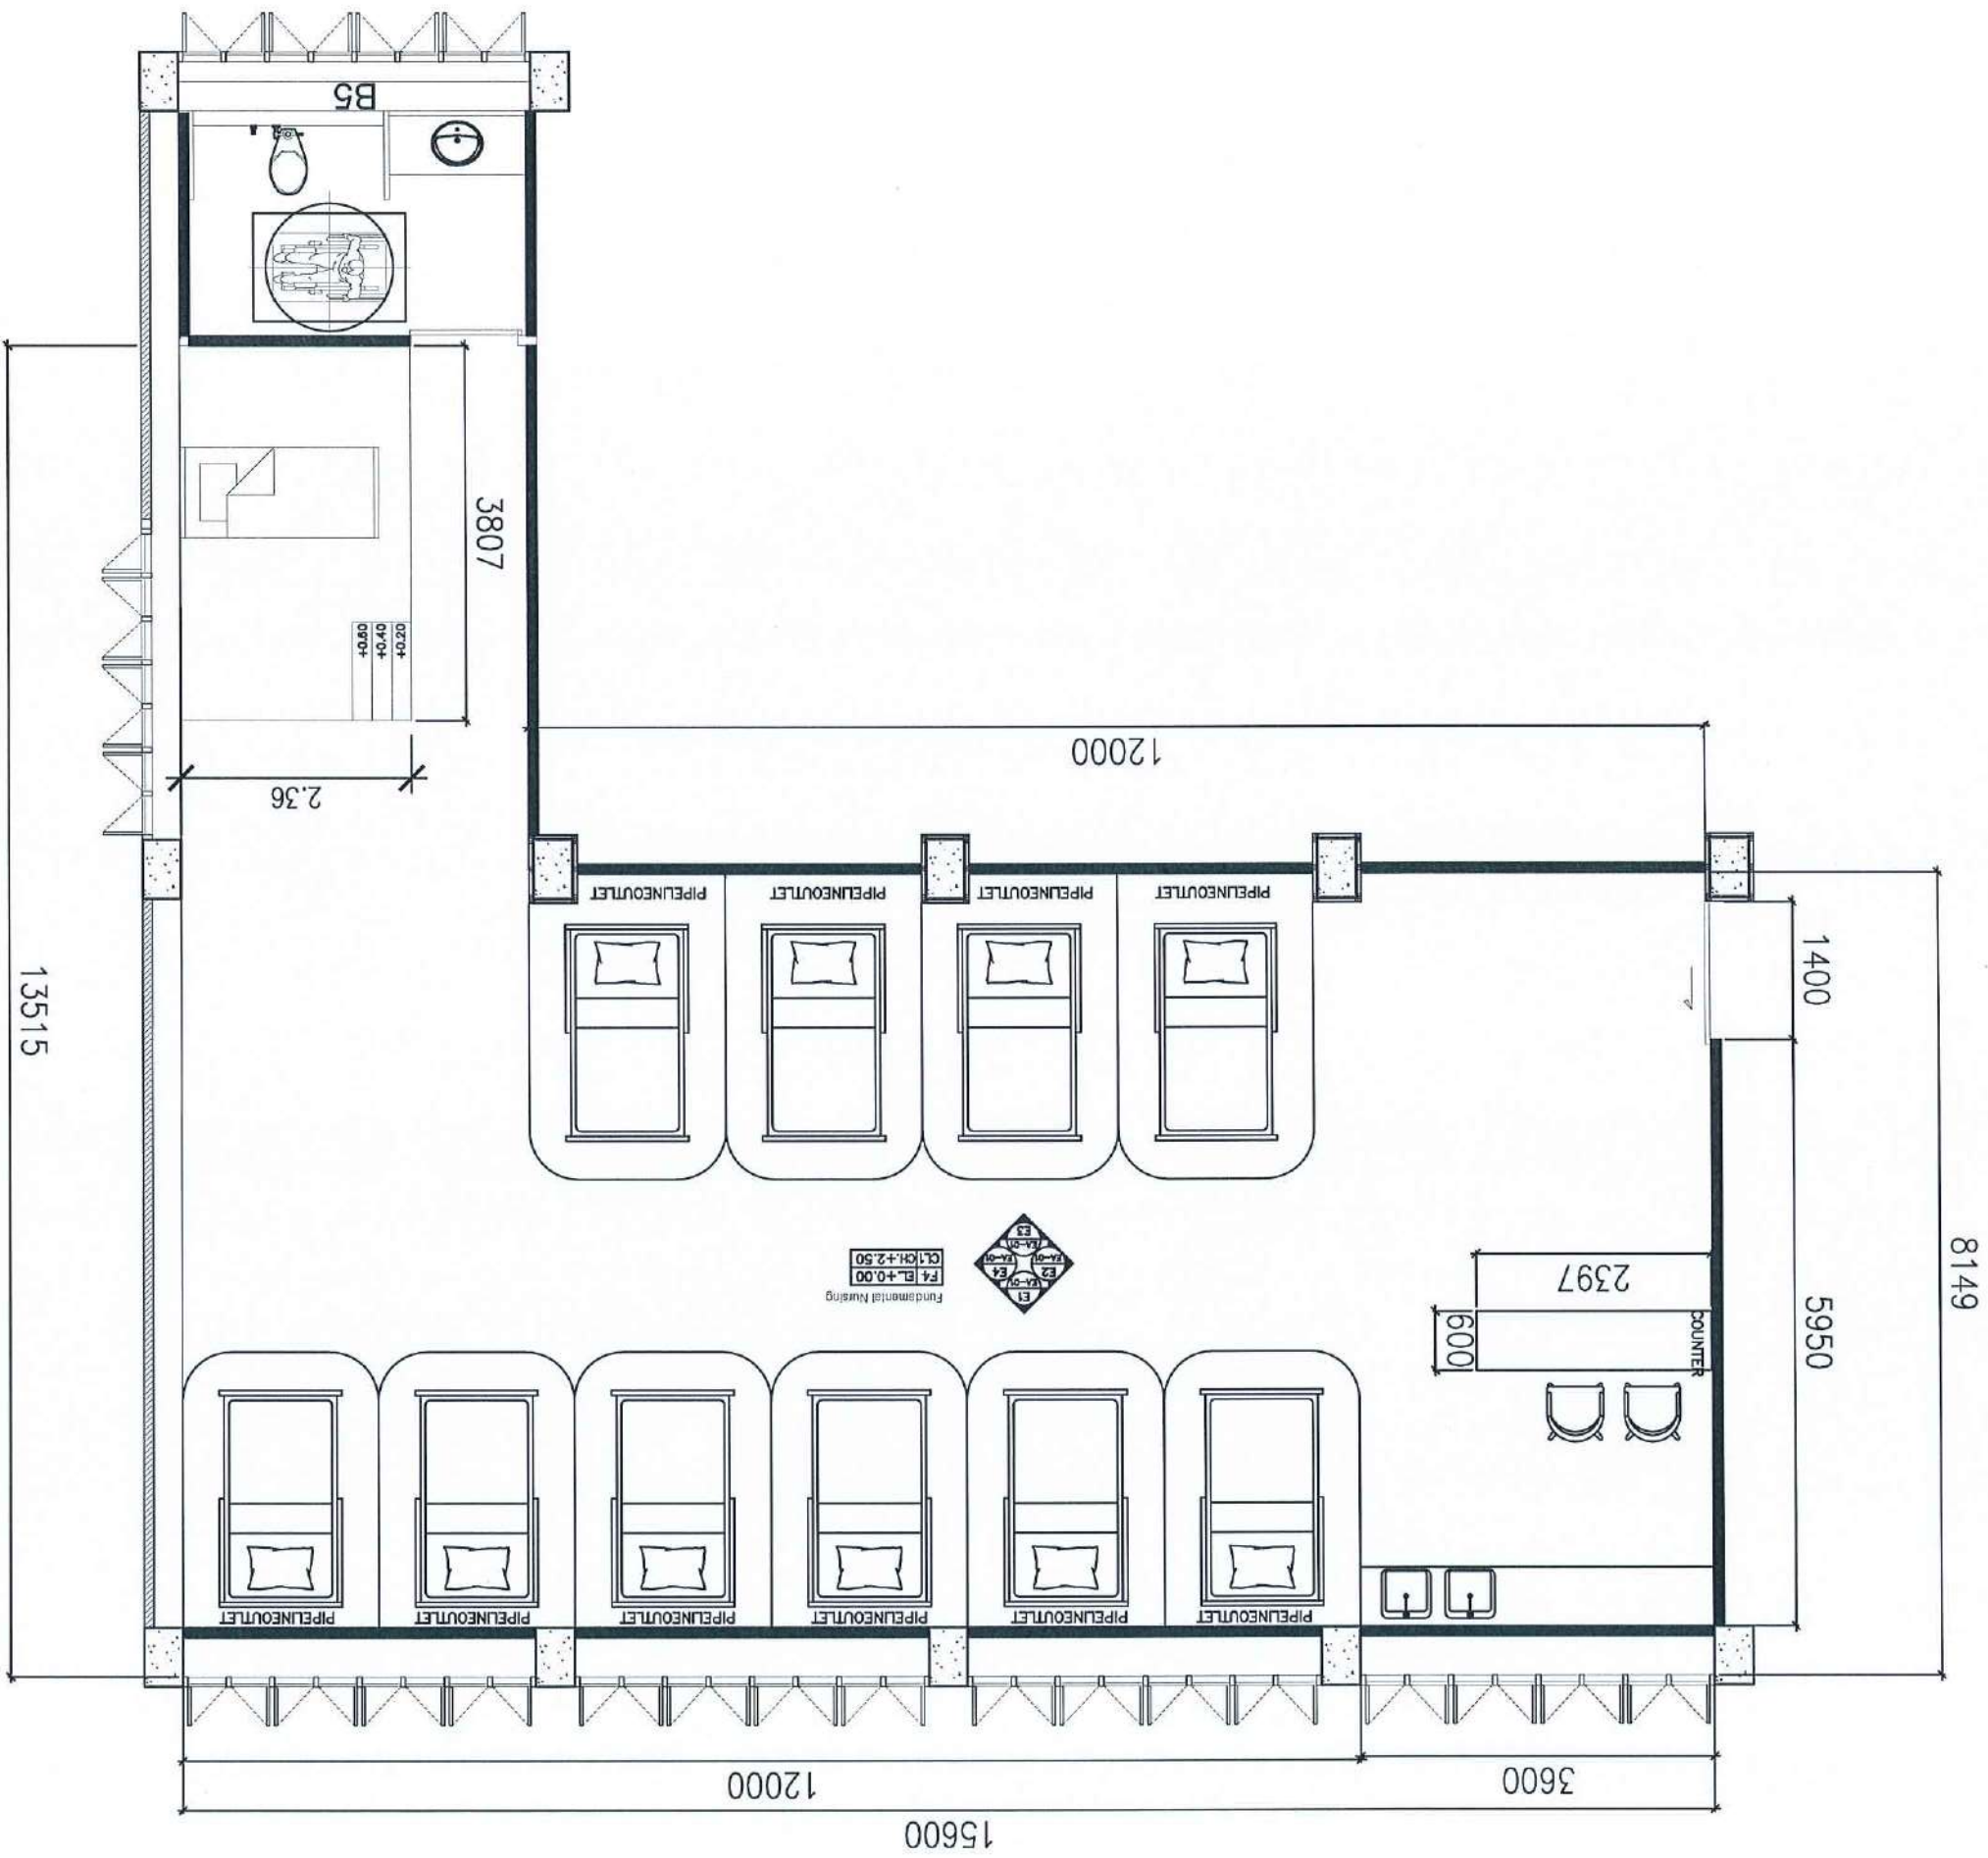

PROJECT :			งานรับแปลนห้องอาหาร คณะแพทยศาสตร์ มหาวิทยาลัยขอนแก่น		
ASSOCIATE ENGINEER :			สำนักงานวิศวกรรม กษ. 63152		
ASSOCIATE ARCHITECTS :			ทศพร ธรรมศักดิ์กุล 21677		
ARCHITECTS :			สำนักงานสถาปัตย์ กษ. 20411		
INTERIOR DESIGNER :			T ศศพร ธรรมศักดิ์กุล 21677		
ELECTRICAL ENGINEER :					
DRAWING BY :			ศศพร ธรรมศักดิ์กุล 21677		
REVISION			CHECKED		
DATE					
CUSTOMER :					
DRAWING TITLE :					
STAUTA :			DRAWING No.		
CHECKED BY :					
APPROVED BY :					
DATE : 20.10.2568					

DOOR AND WINDOW LAYOUT PLAN FUNDA ROOM

D5	ประตูบานเลื่อน ติดด้านในผนังบาน ขนาด 1.40x2.00 ม. พร้อมอุปกรณ์ครบชุด
W1	หน้าต่างเดิมของโครงการ

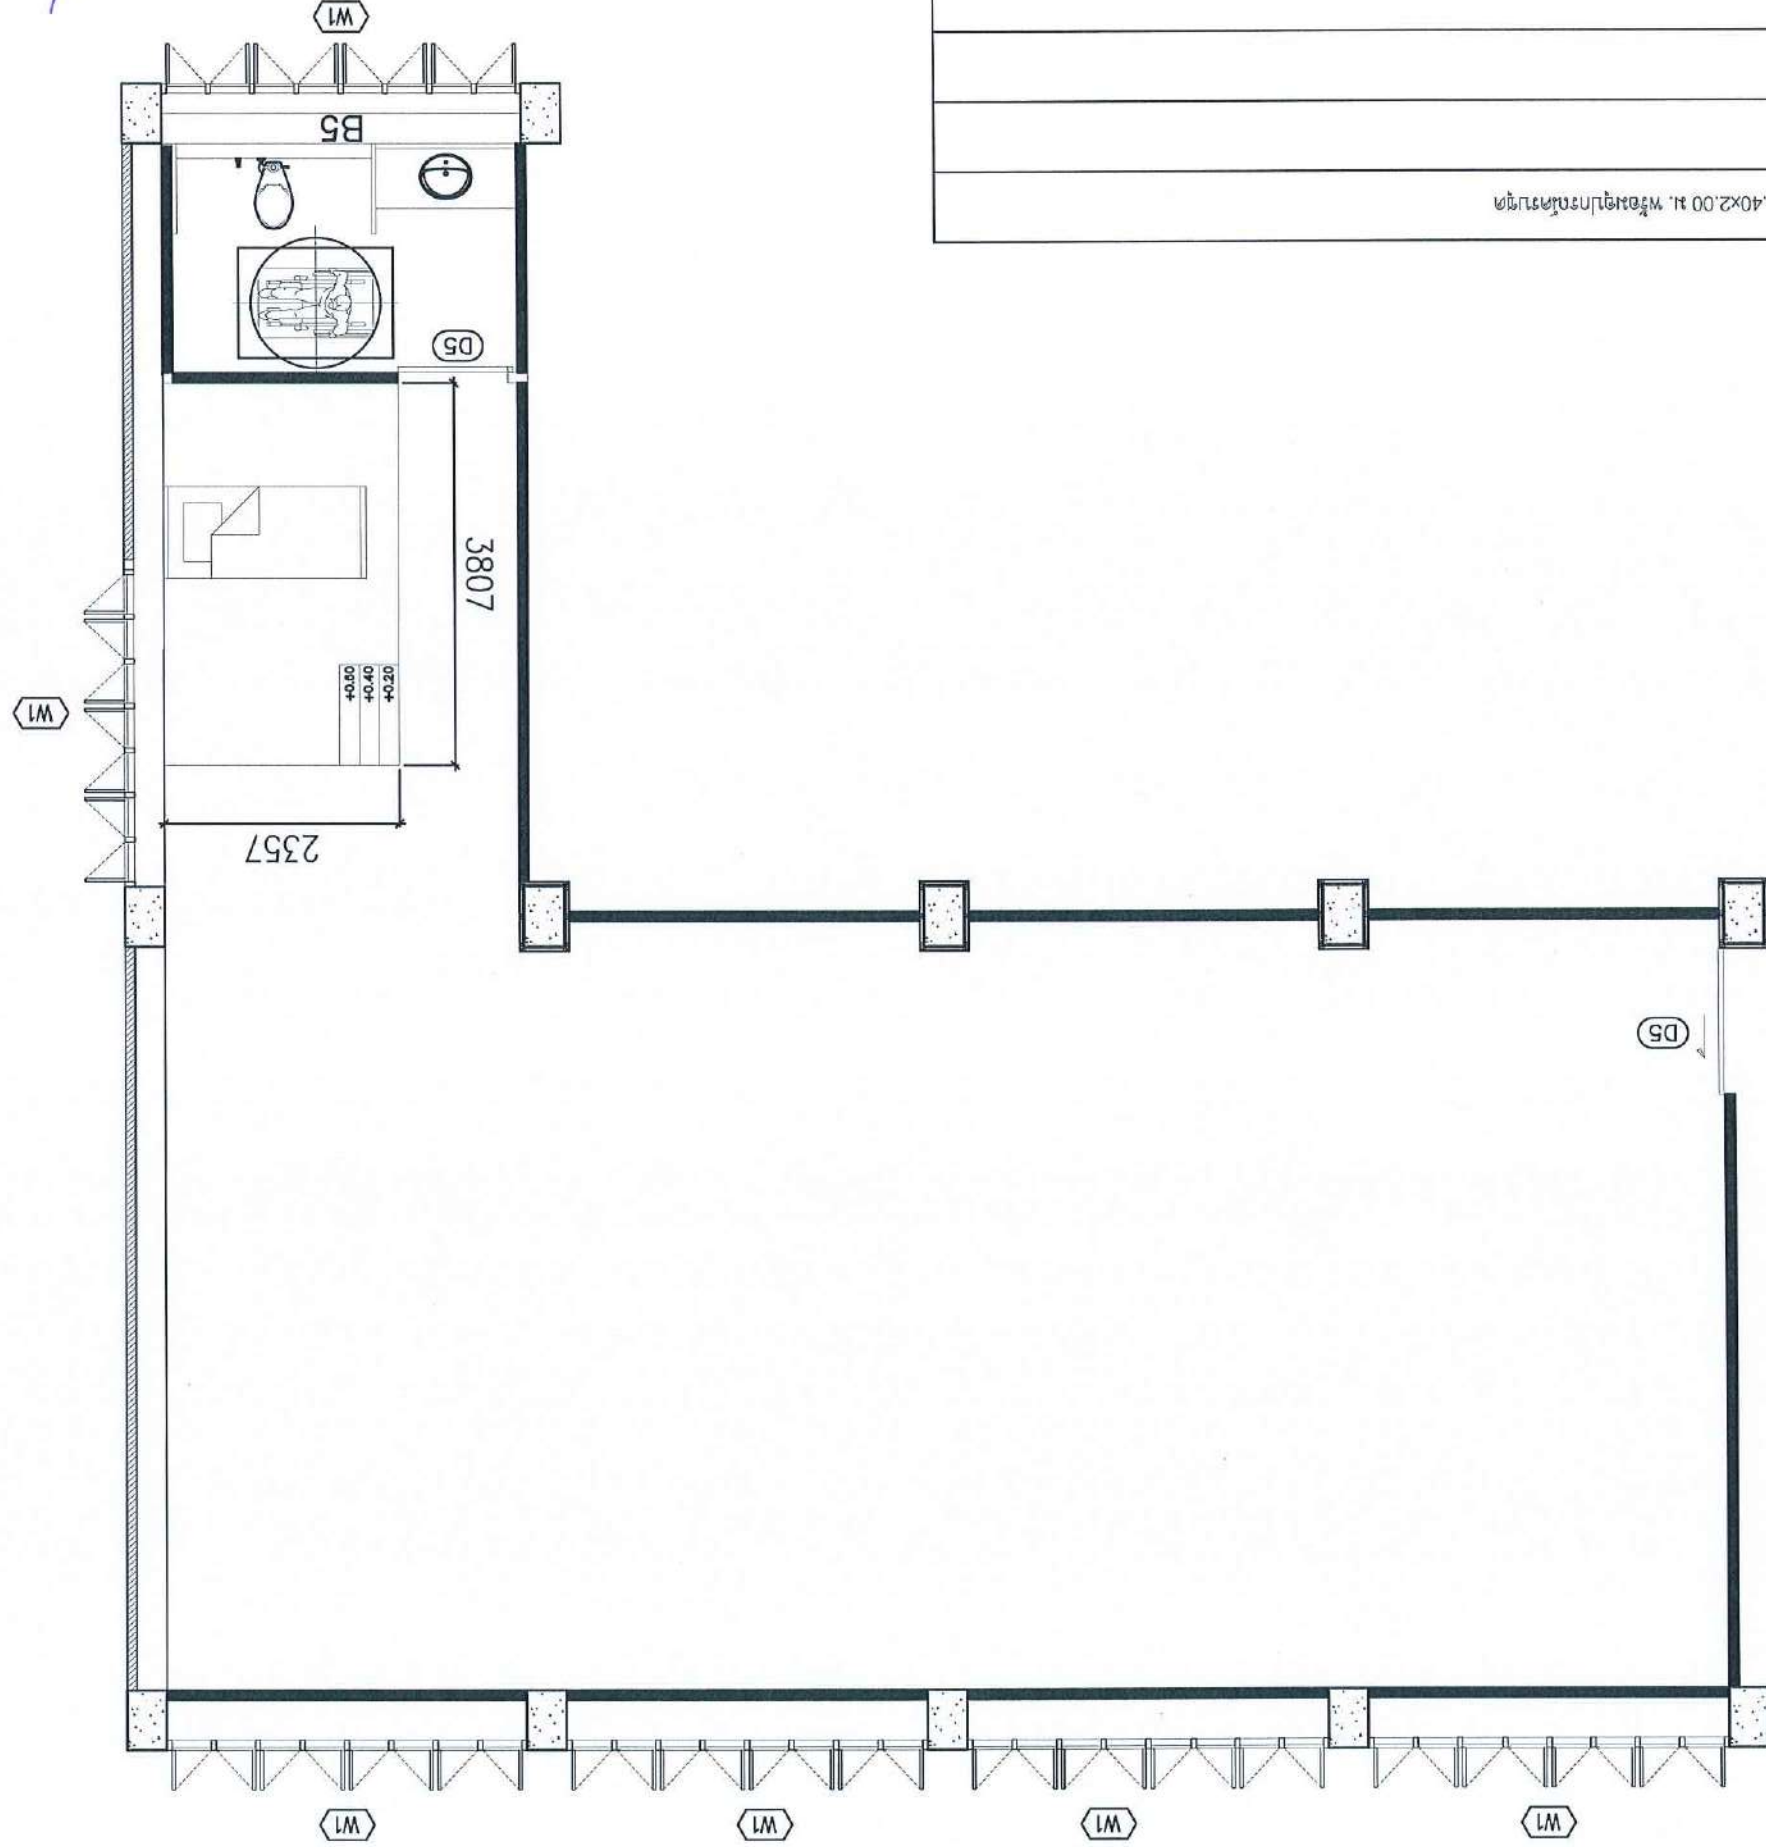


SCALE 1 : 75

STAUTA :		DRAWING No.	
CHECKED BY :		APPROVED BY :	
DATE : 20.10.2568			
DRAWING TITLE :			
CUSTOMER :			
REVISION	CHECKED	DATE	
DRAWING BY : ผู้เขียน 46872 05/10/2568			
ELECTRICAL ENGINEER :			
INTERIOR DESIGNER :			
ARCHITECTS : ผู้เขียน 21677 21-10-2568			
ASSOCIATE ARCHITECTS :			
ASSOCIATE ENGINEER :			
PROJECT :			

WALL LAYOUT PLAN FUNDA ROOM

P1	ผนังปูนมวลเบา 100% ชนิดทากาโยไน สีนเออร์ 140-1
P2	ผนังปูนมวลเบา 12 มม.ขอบเรียบ ฉาบเรียบ ใ้คงค่าโครงสร้าง 140-1 ทาสี ACRYLIC 100% ชนิดทากาโยไน สีนเออร์ 140-1
P9	ผนังปูนมวลเบา 100% (ระบกกายหลัง) ใ้คงค่าโครงสร้าง 140-1
P10	ผนังปูนมวลเบา 100% (ระบกกายหลัง)
P11	ผนังปูนมวลเบา 100%

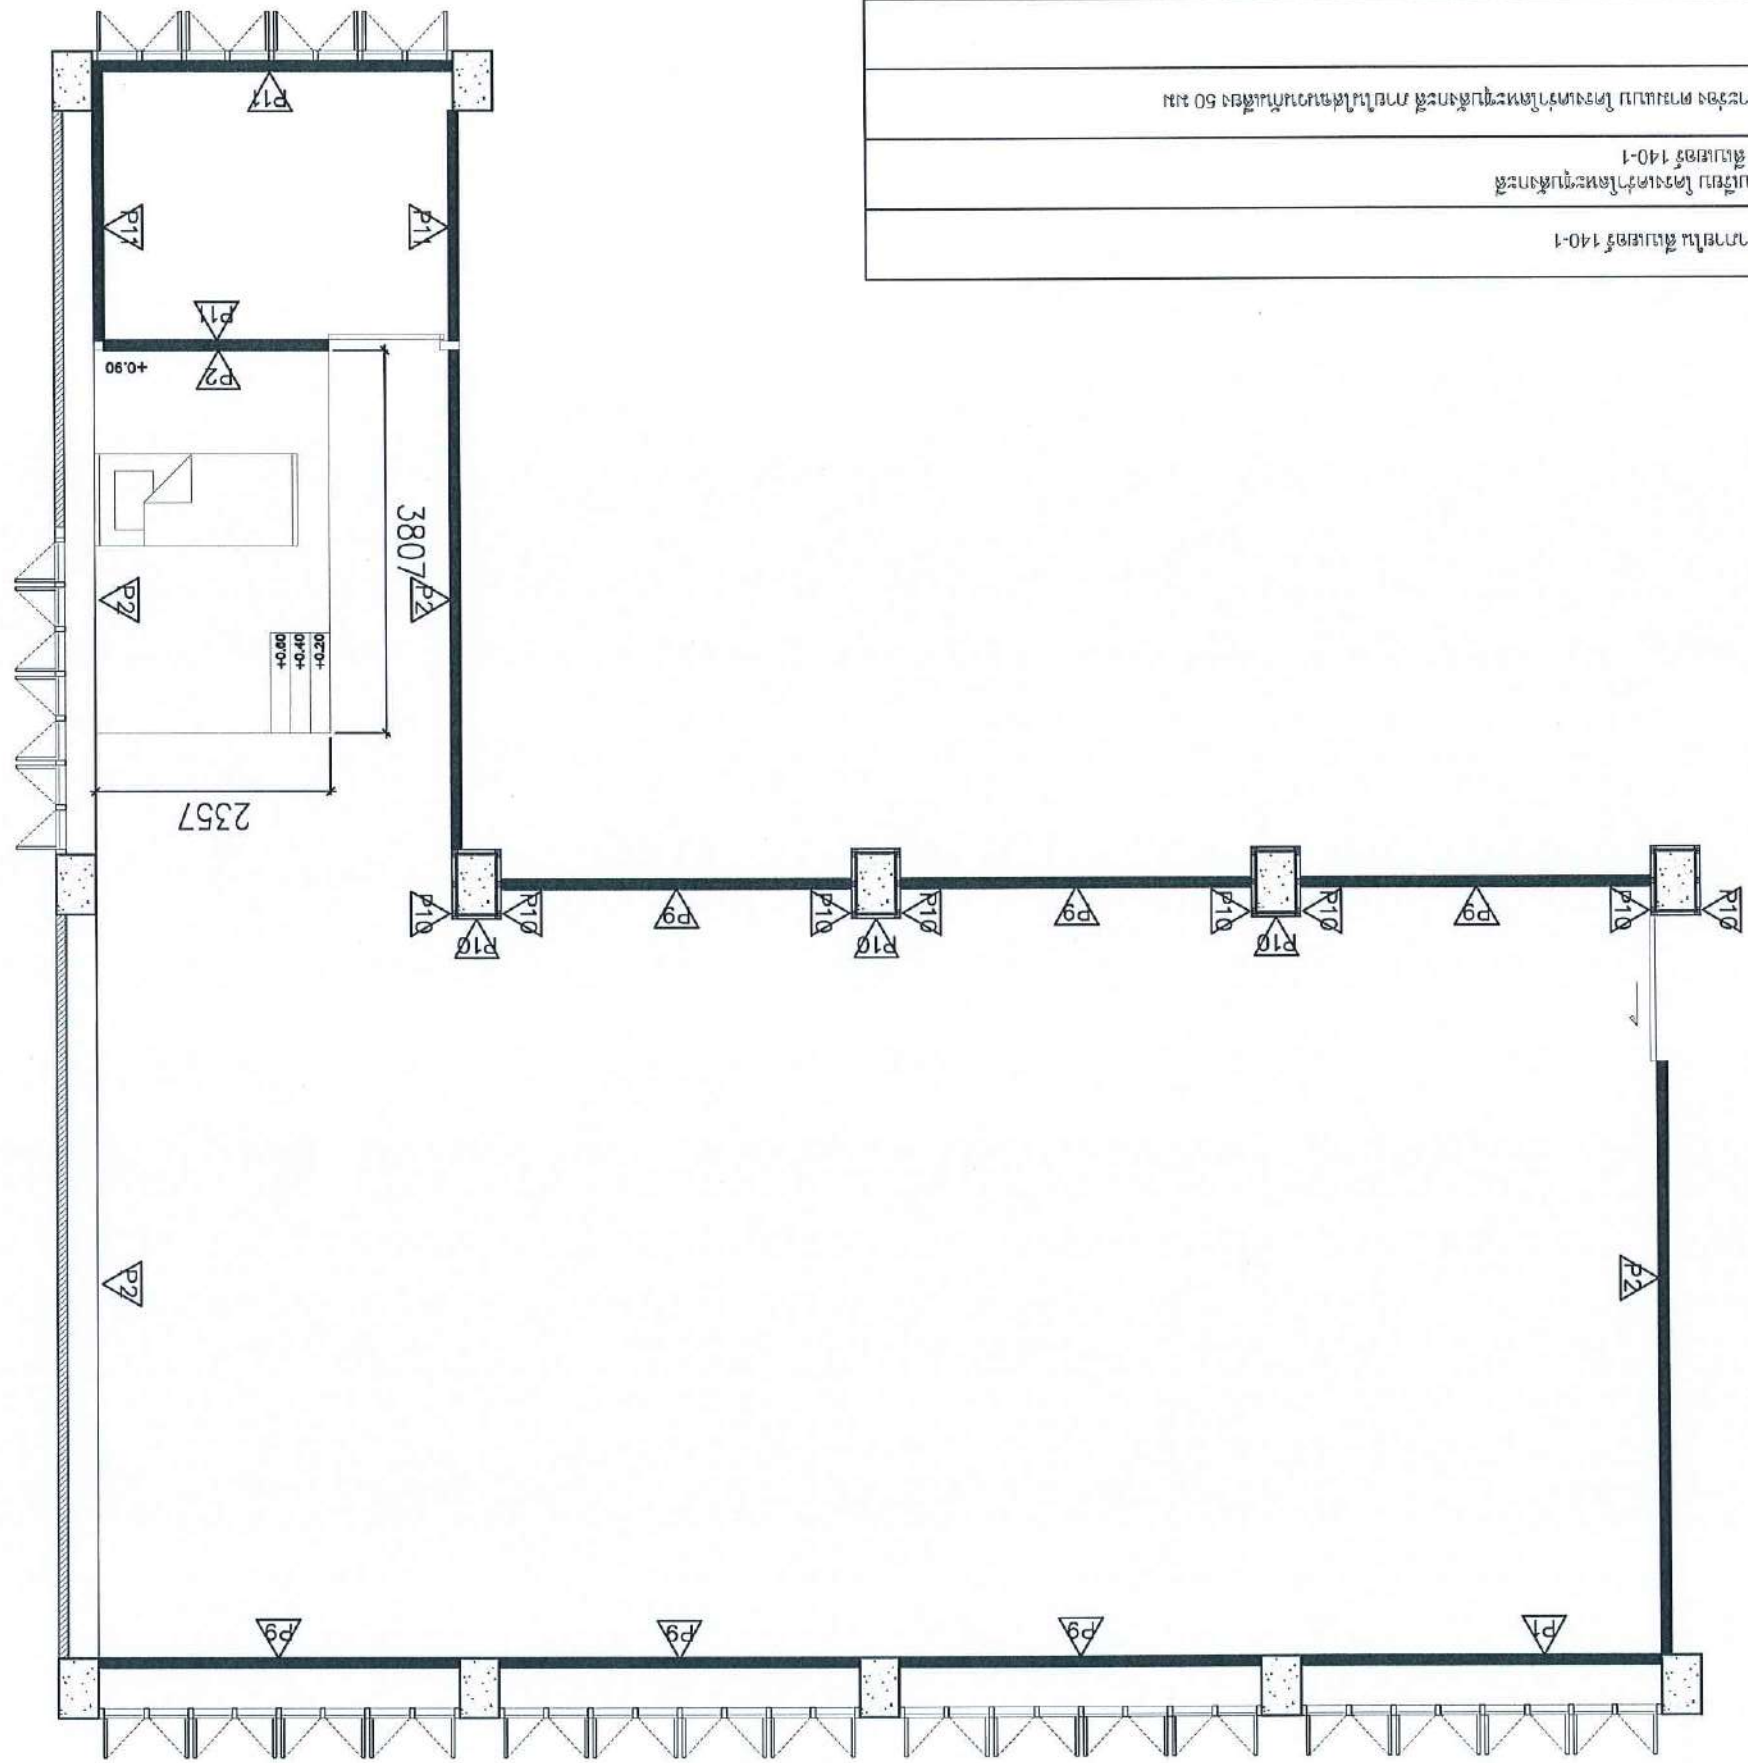


SCALE 1 : 75

Handwritten notes and signatures in Thai script.

PROJECT :		
งานปรับปรุงอาคาร คณะแพทยศาสตร์ มหาวิทยาลัยขอนแก่น		
ASSOCIATE ENGINEER :		
ฐานันดร นพคุณพินิจ อย. 63152		
ASSOCIATE ARCHITECTS :		
ทศพร ธรรมศิลป์บุญเลิศ ฐ-ธ.ก. 20411		
ARCHITECTS :		
ฐานันดร นพคุณพินิจ ฐ-ธ.ก. 21677		
INTERIOR DESIGNER :		
ELECTRICAL ENGINEER :		
ฐานันดร นพคุณพินิจ อย. 46872		
DRAWING BY :		
ฐานันดร นพคุณพินิจ อย. 46872		
REVISION		
DATE	CHECKED	
CUSTOMER :		
DRAWING TITLE :		
STAUTA :		
DRAWING No.	CHECKED BY :	DATE : 20.10.2568

FLOOR PATTERN PLAN FUNDA ROOM

FL-1	พื้นที่ใช้งานรวมพื้นที่บันได 1.80 มม ยึด EOCCLICK / Dinoxflex วัสดุพื้นผิว		ระดับความสูง
FL-2	พื้นที่ใช้งานรวมพื้นที่บันได		
WB-1	ถังเก็บ 10 มม		

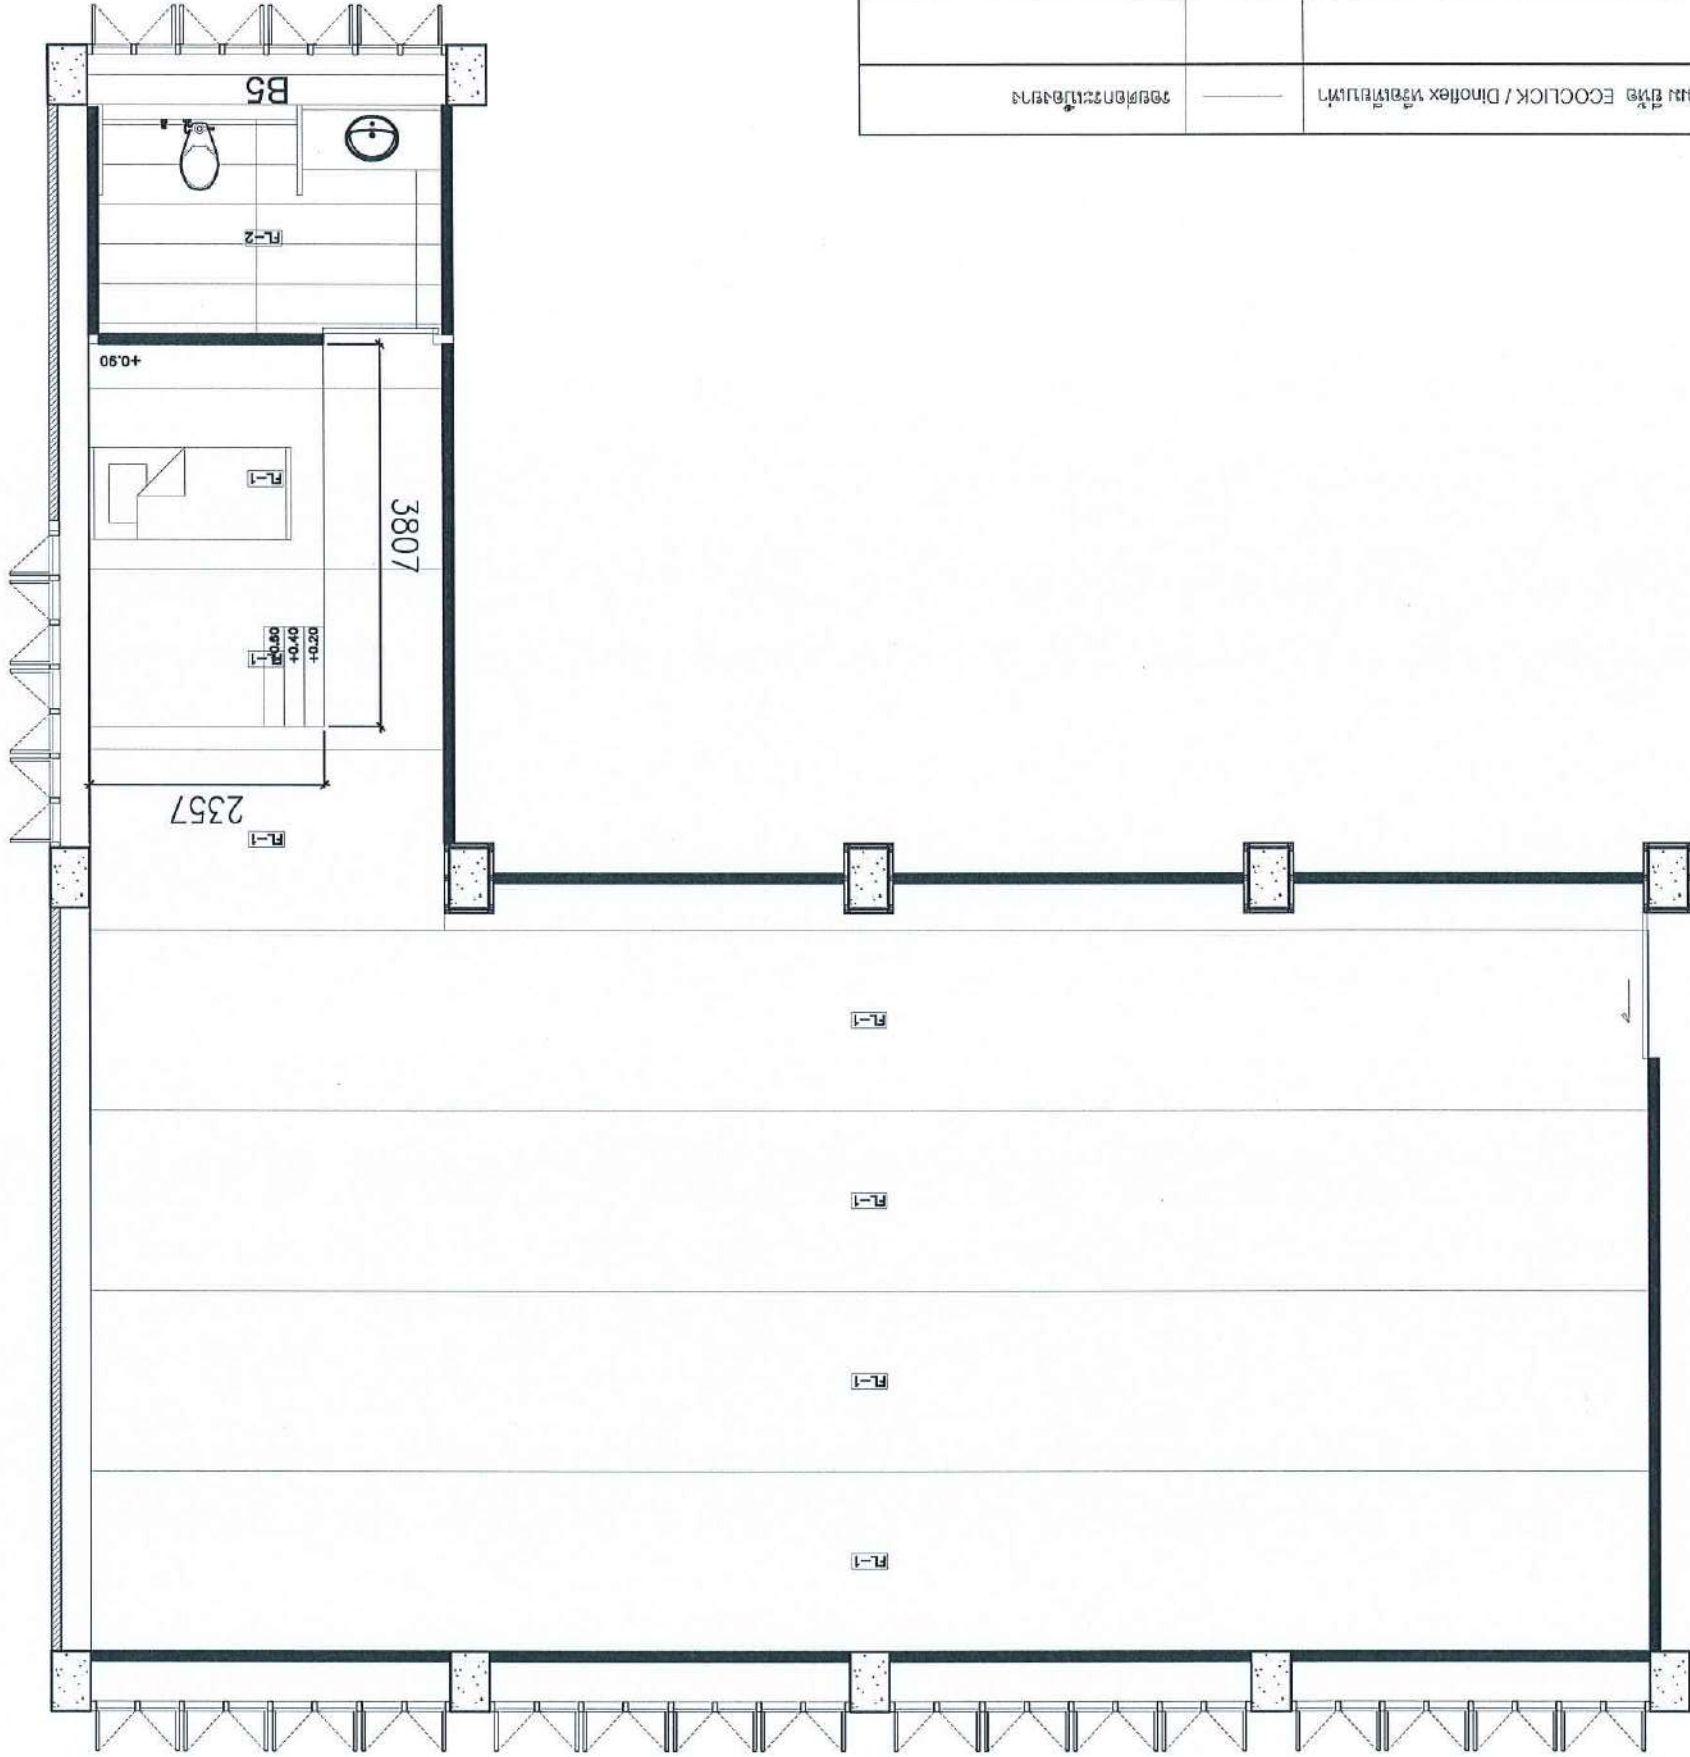


SCALE 1 : 75

Handwritten notes in Thai: 'พื้นที่ใช้งานรวมพื้นที่บันได 1.80 มม ยึด EOCCLICK / Dinoxflex วัสดุพื้นผิว' and 'พื้นที่ใช้งานรวมพื้นที่บันได'.

PROJECT :		
งานปรับปรุงอาคาร คณะแพทยศาสตร์ โรงพยาบาลรามาธิบดี		
งานวิศวกรรมโยธา		
ASSOCIATE ENGINEER :		
สุวิมลรัตน์ นพ. 63152		
ASSOCIATE ARCHITECTS :		
ทศพร อรรถนฤมิตร 20411		
ARCHITECTS :		
ทีมออกแบบ 21677		
INTERIOR DESIGNER :		
ELECTRICAL ENGINEER :		
คุณ อธิคุณ นพ. 46872		
DRAWING BY :		
ทีมออกแบบ		
CUSTOMER :		
REVISION	CHECKED	DATE
DRAWING TITLE :		
DRAWING No.		
STAUTA :		
CHECKED BY :		
APPROVED BY :		
DATE : 20.10.2568		

CEILING PLAN FUNDA ROOM

CL-1	ฝ้าเพดาน Acoustic T-Bar 60x60 CM.
CL-2	ความถี่เสียงต่ำ (Medium Acoustic)

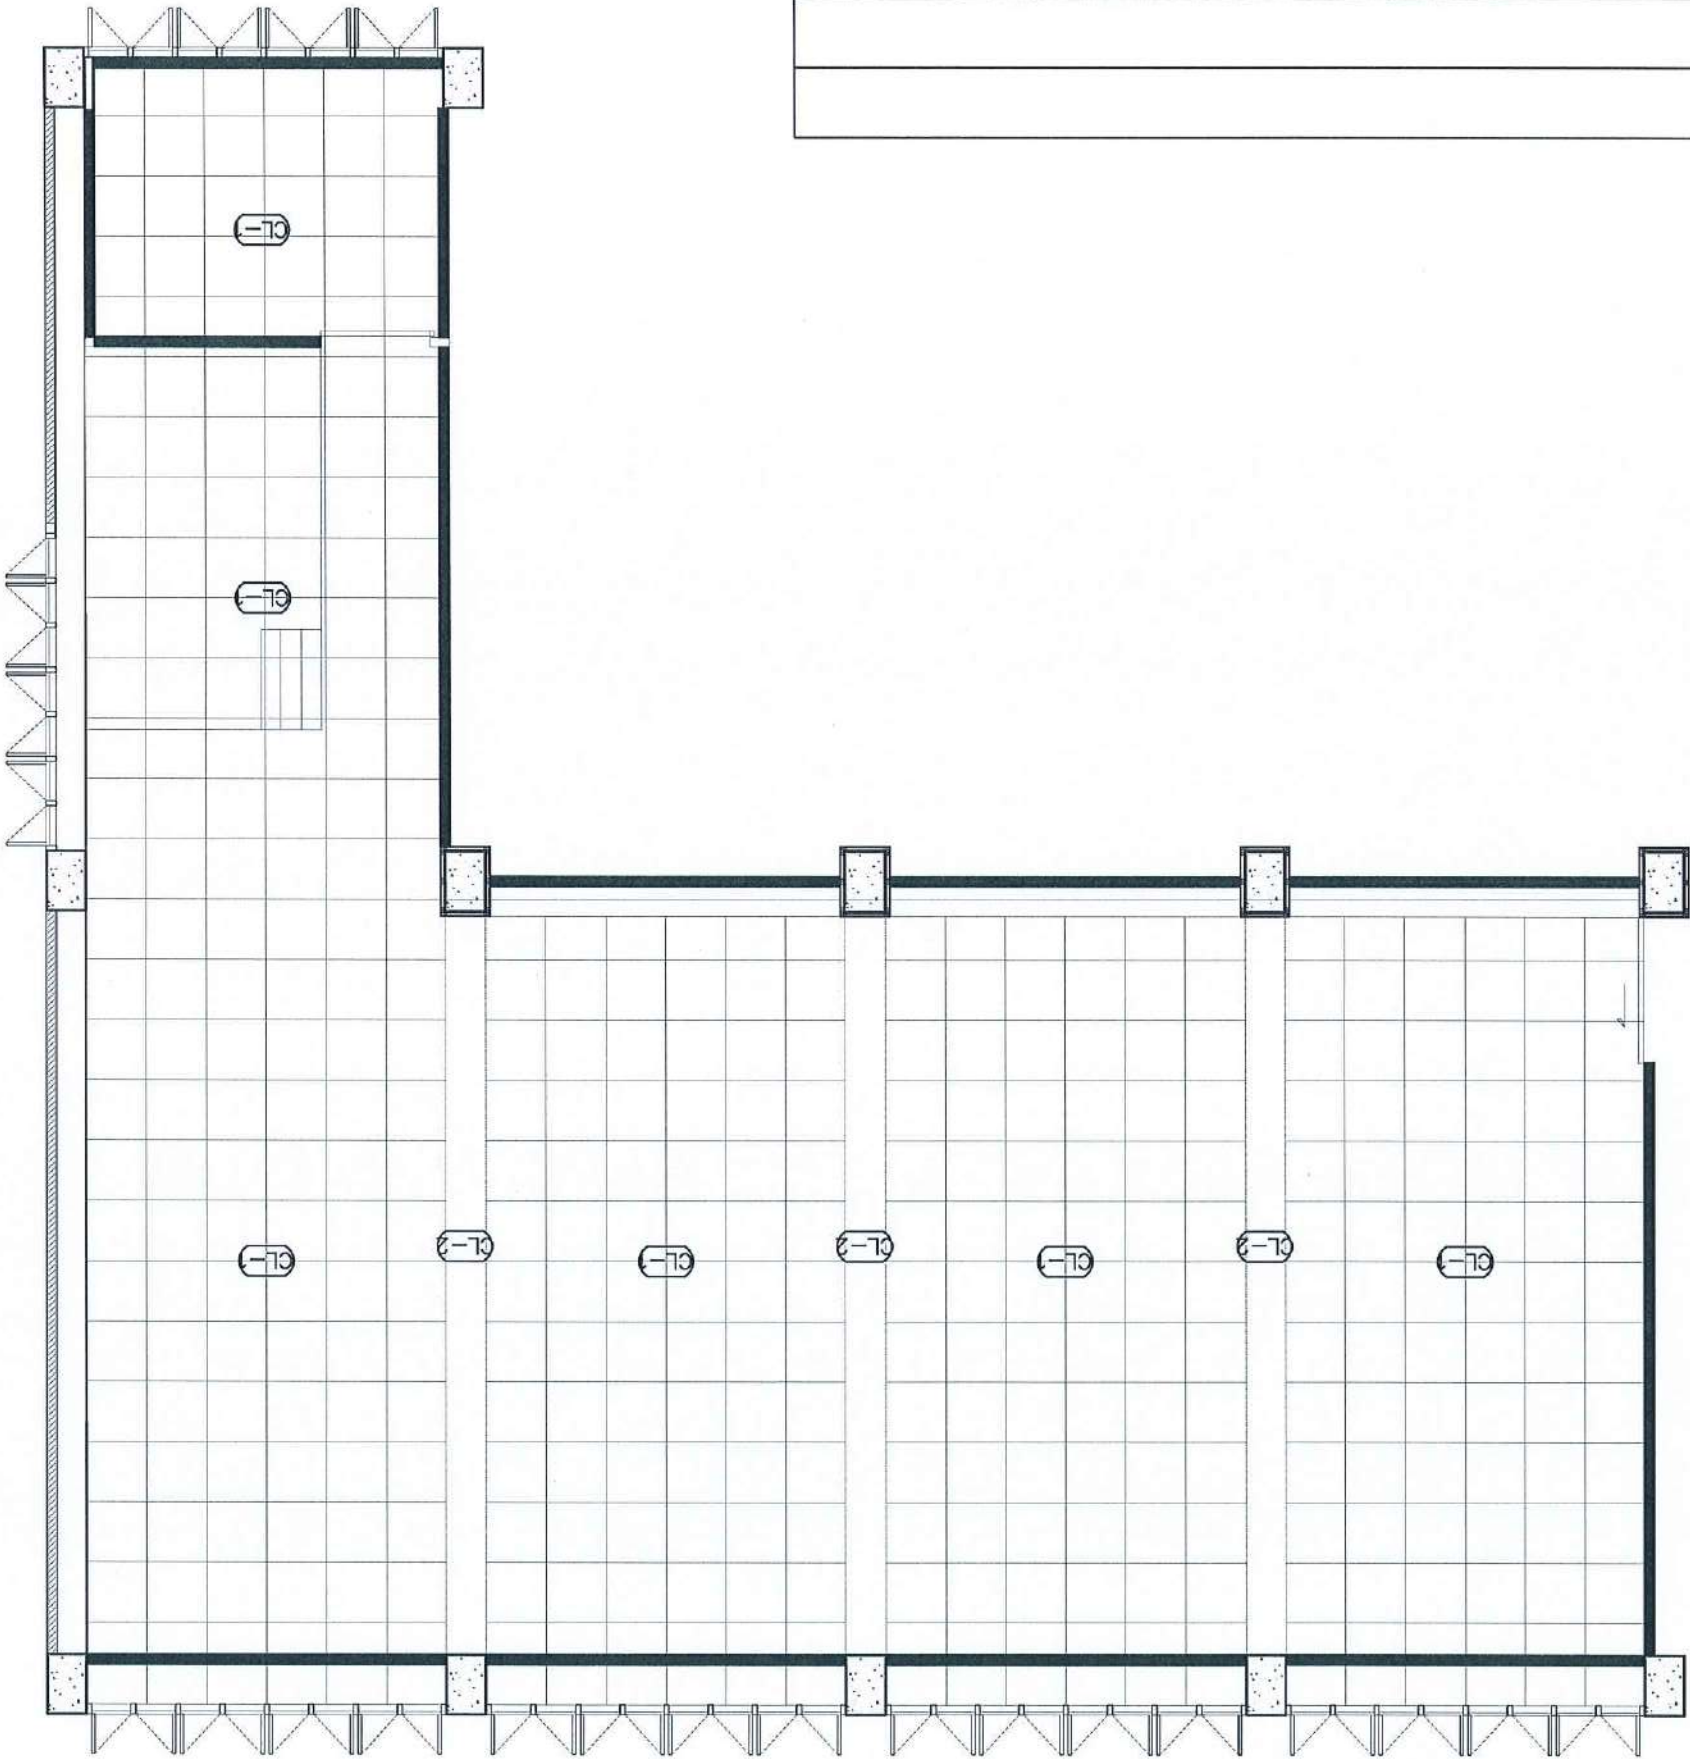


SCALE 1 : 75

DRAWING TITLE :		
CUSTOMER :		
REVISION	CHECKED	DATE
DRAWING BY : <i>อ. น. อ. 46872</i>		
ELECTRICAL ENGINEER :		
INTERIOR DESIGNER :		
ARCHITECTS :		
ASSOCIATE ARCHITECTS :		
ASSOCIATE ENGINEER :		
PROJECT :		
STATA : DRAWING No.		
CHECKED BY :		
APPROVED BY :		
DATE : 20.10.2568		

LIGHTING PLAN FUNDA ROOM

SWITCH	Ⓢ
PANEL LIGHT 60x60 CM.	■

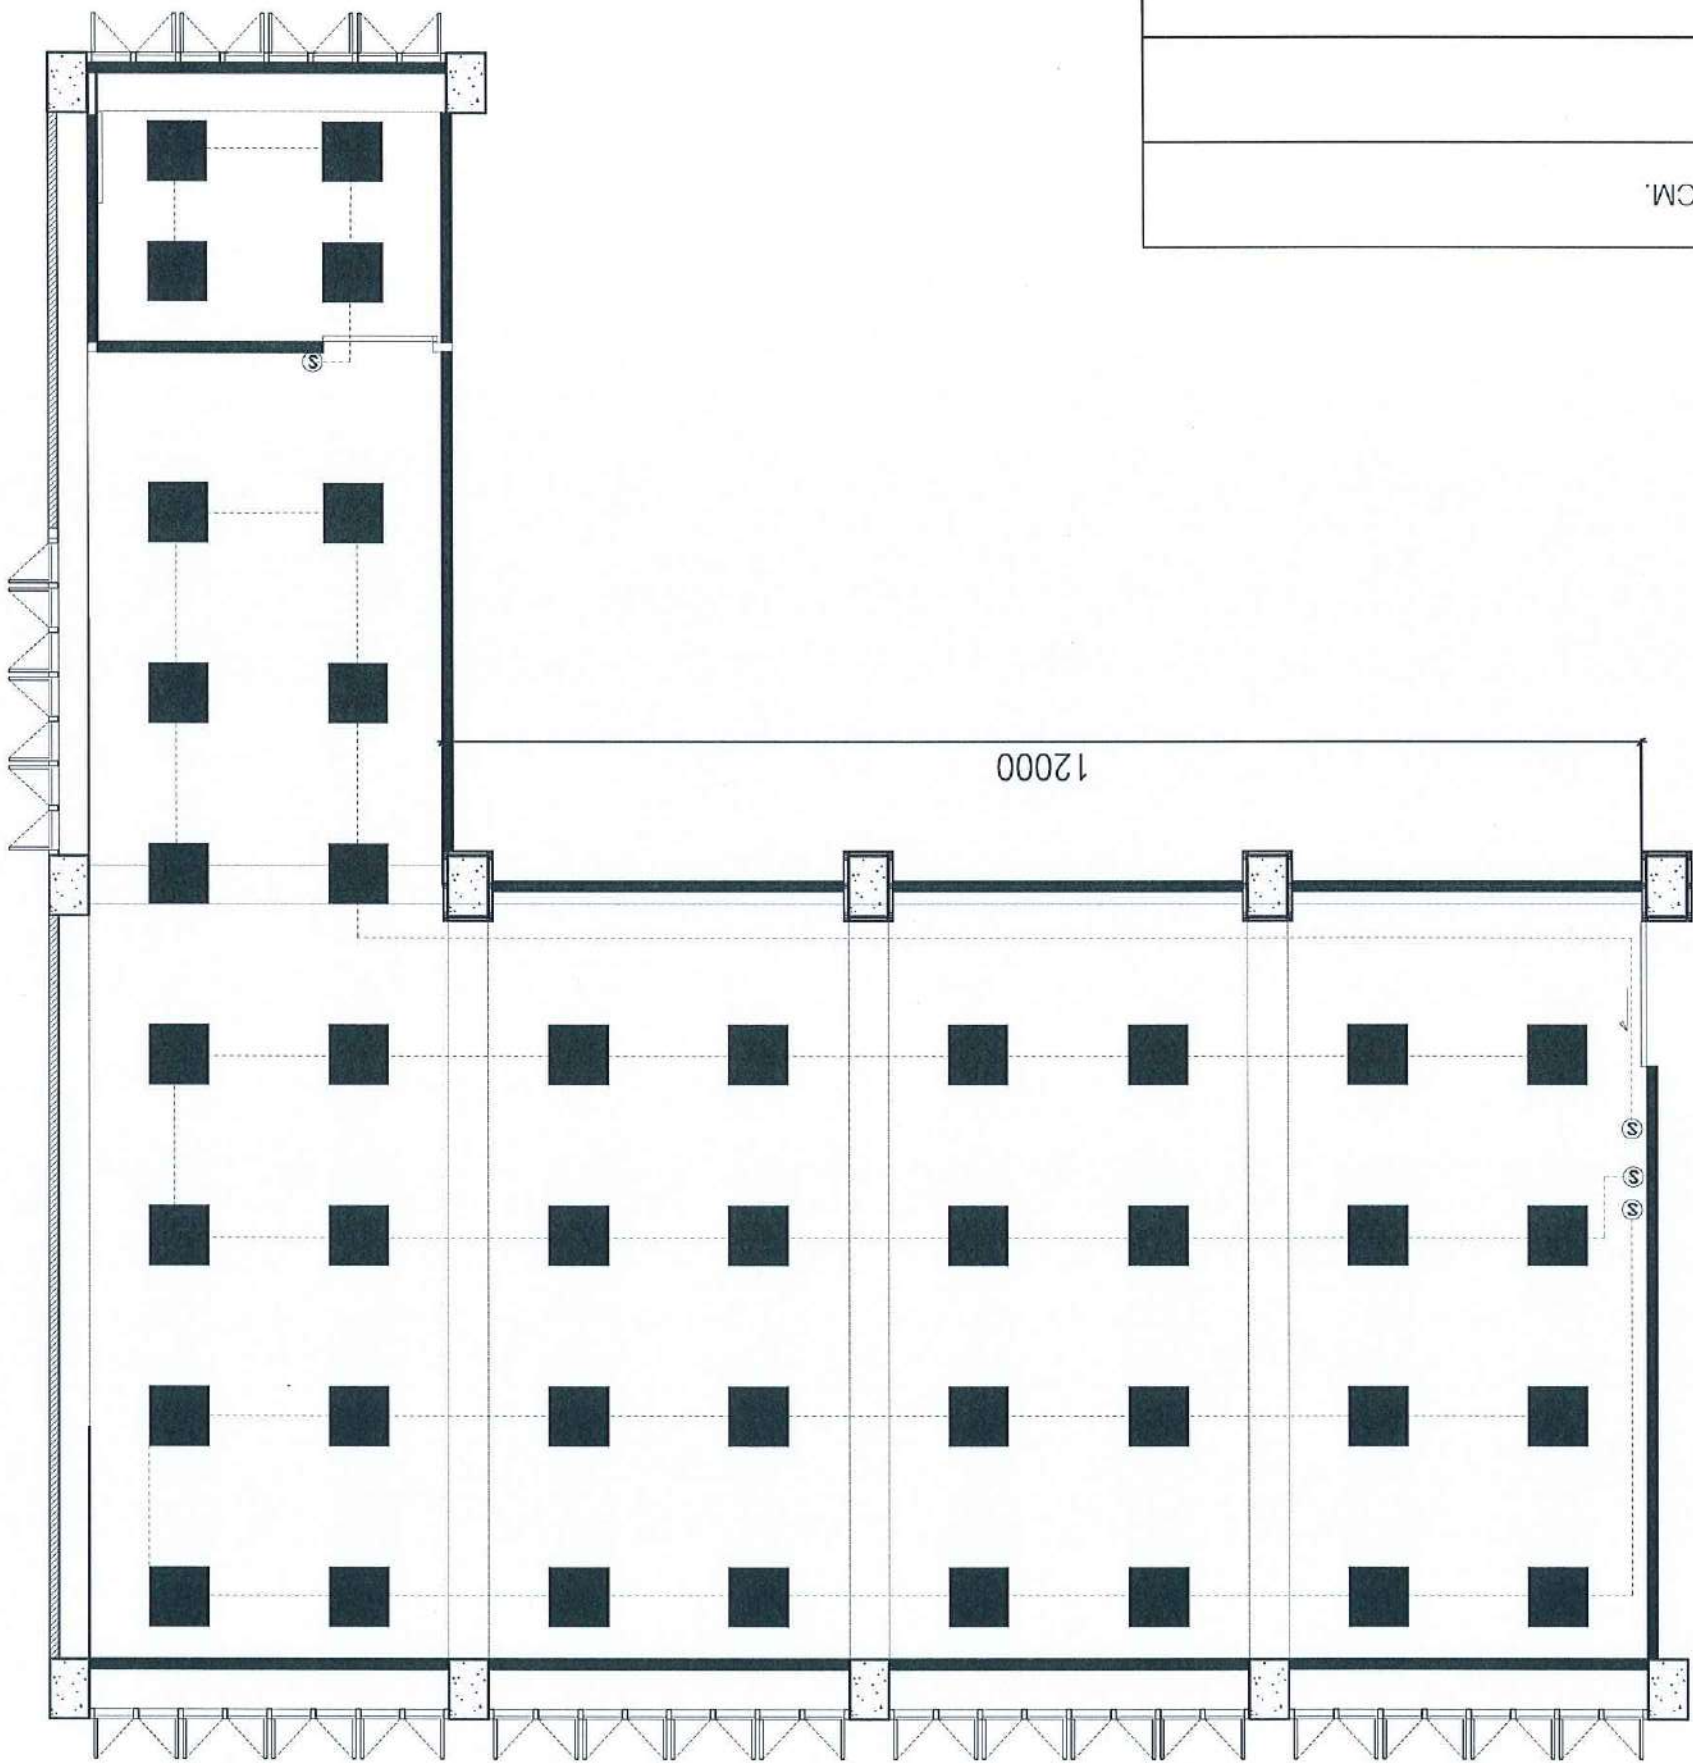

SCALE 1 : 75


Handwritten notes and signatures in blue ink.

PROJECT :		
งานปรับปรุงอาคาร คณะแพทยศาสตร์ โรงพยาบาลรามาธิบดี		
ASOCIATE ENGINEER :		
สำนักงานวิศวกรรมฯ กบ. 63152		
ASOCIATE ARCHITECTS :		
ทศพร อรรถสิทธิ์กุลกุล ก-ธ. 20411		
ARCHITECTS :		
บริษัท อเนกการ จำกัด 21677		
INTERIOR DESIGNER :		
บริษัท อเนกการ จำกัด 21677		
ELECTRICAL ENGINEER :		
บริษัท อเนกการ จำกัด 46872		
DRAWING BY :		
บริษัท อเนกการ จำกัด 46872		
REVISION		
DATE	CHECKED	DATE
CUSTOMER :		
DRAWING TITLE :		
DRAWING No.		
STAUTA :		
CHECKED BY :		
APPROVED BY :		
DATE : 20.10.2568		

POWER OUTLET PLAN FUNDA ROOM

SCALE 1 : 75

⊖	DUPLEX RECEPTACLE
ELECTRICITY FINISHING SYMBOLS	

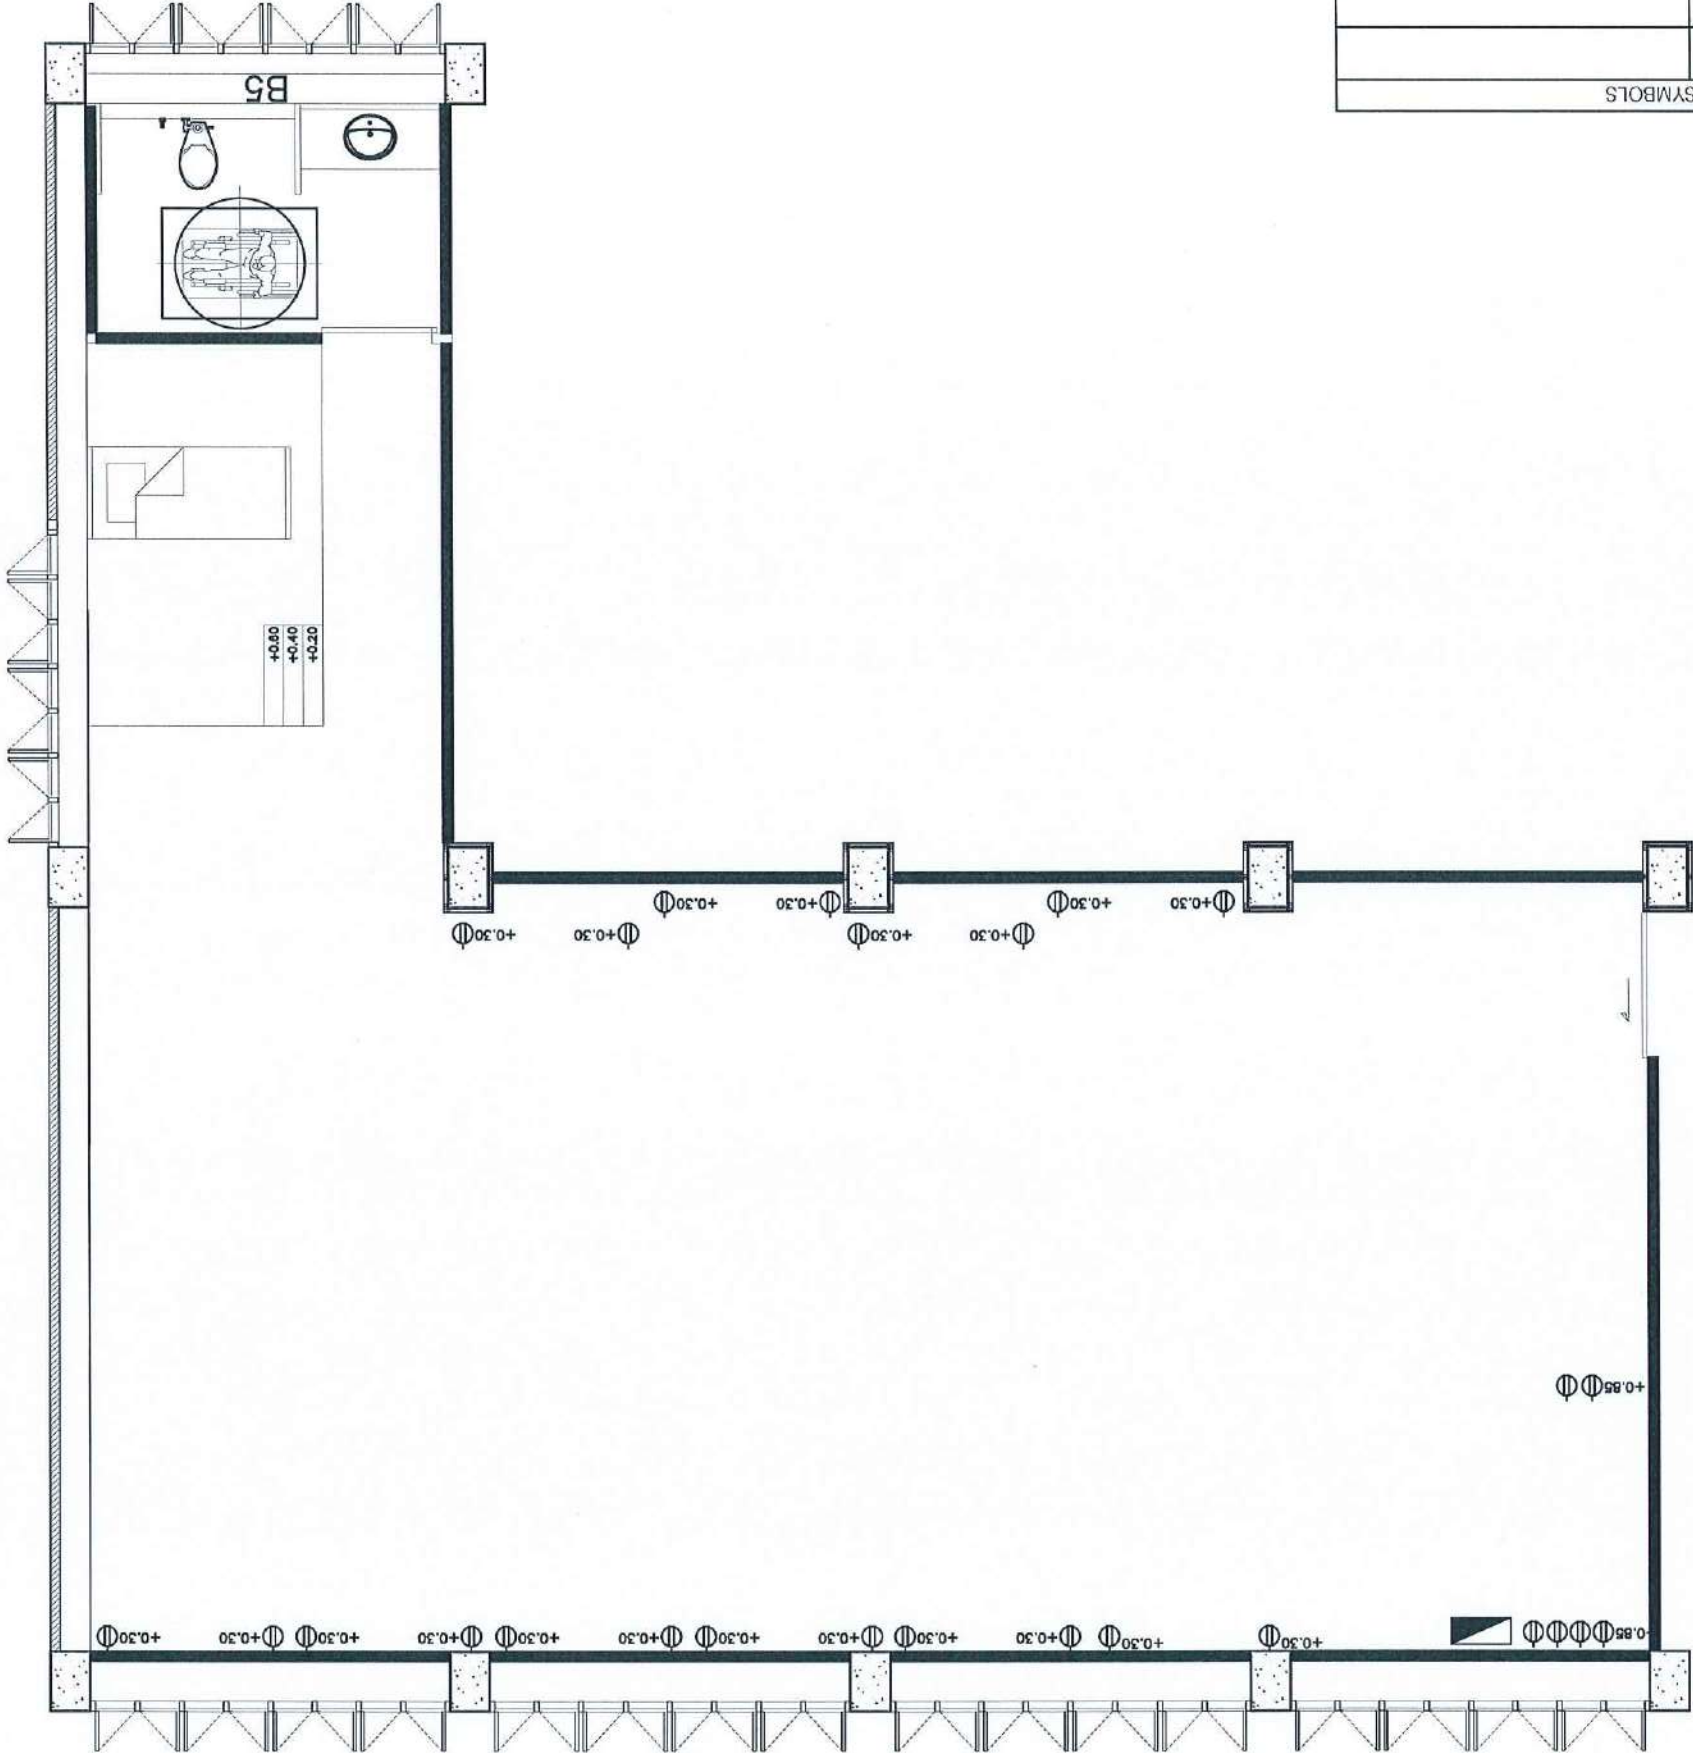


Handwritten notes and signatures in blue ink.

DATE : 20.10.2568		
APPROVED BY :		
CHECKED BY :		
STAUTA :		DRAWING No.
DRAWING TITEL :		
CUSTOMER :		
REVISION	CHECKED	DATE
ชื่อ วิศวกร		
DRAWING BY :		
ชื่อ วิศวกร ก.บ. 46872 วันที่ 20/10/2568		
ELECTRICAL ENGINEER :		
INTERIOR DESIGNER :		
ชื่อ วิศวกร ก-ธ 21677		
ARCHITECTS :		
ทพ. ธรรมศักดิ์ ก.ธ. 20411		
ASSOCIATE ARCHITECTS :		
สำนักงาน วิศวกรรม ก.บ. 63152		
ASSOCIATE ENGINEER :		
ชื่อ วิศวกร ก.บ. 63152		
PROJECT :		

CCTV PLAN FUNDA ROOM

⊖	DUPLEX RECEPTACLE	⊖	exhaust fan
Ⓢ	SWITCH	▬	CONSUMER UNIT
Ⓛ	CAMERA	Ⓛ	NETWORK
CCTV FINISHING SYMBOLS			

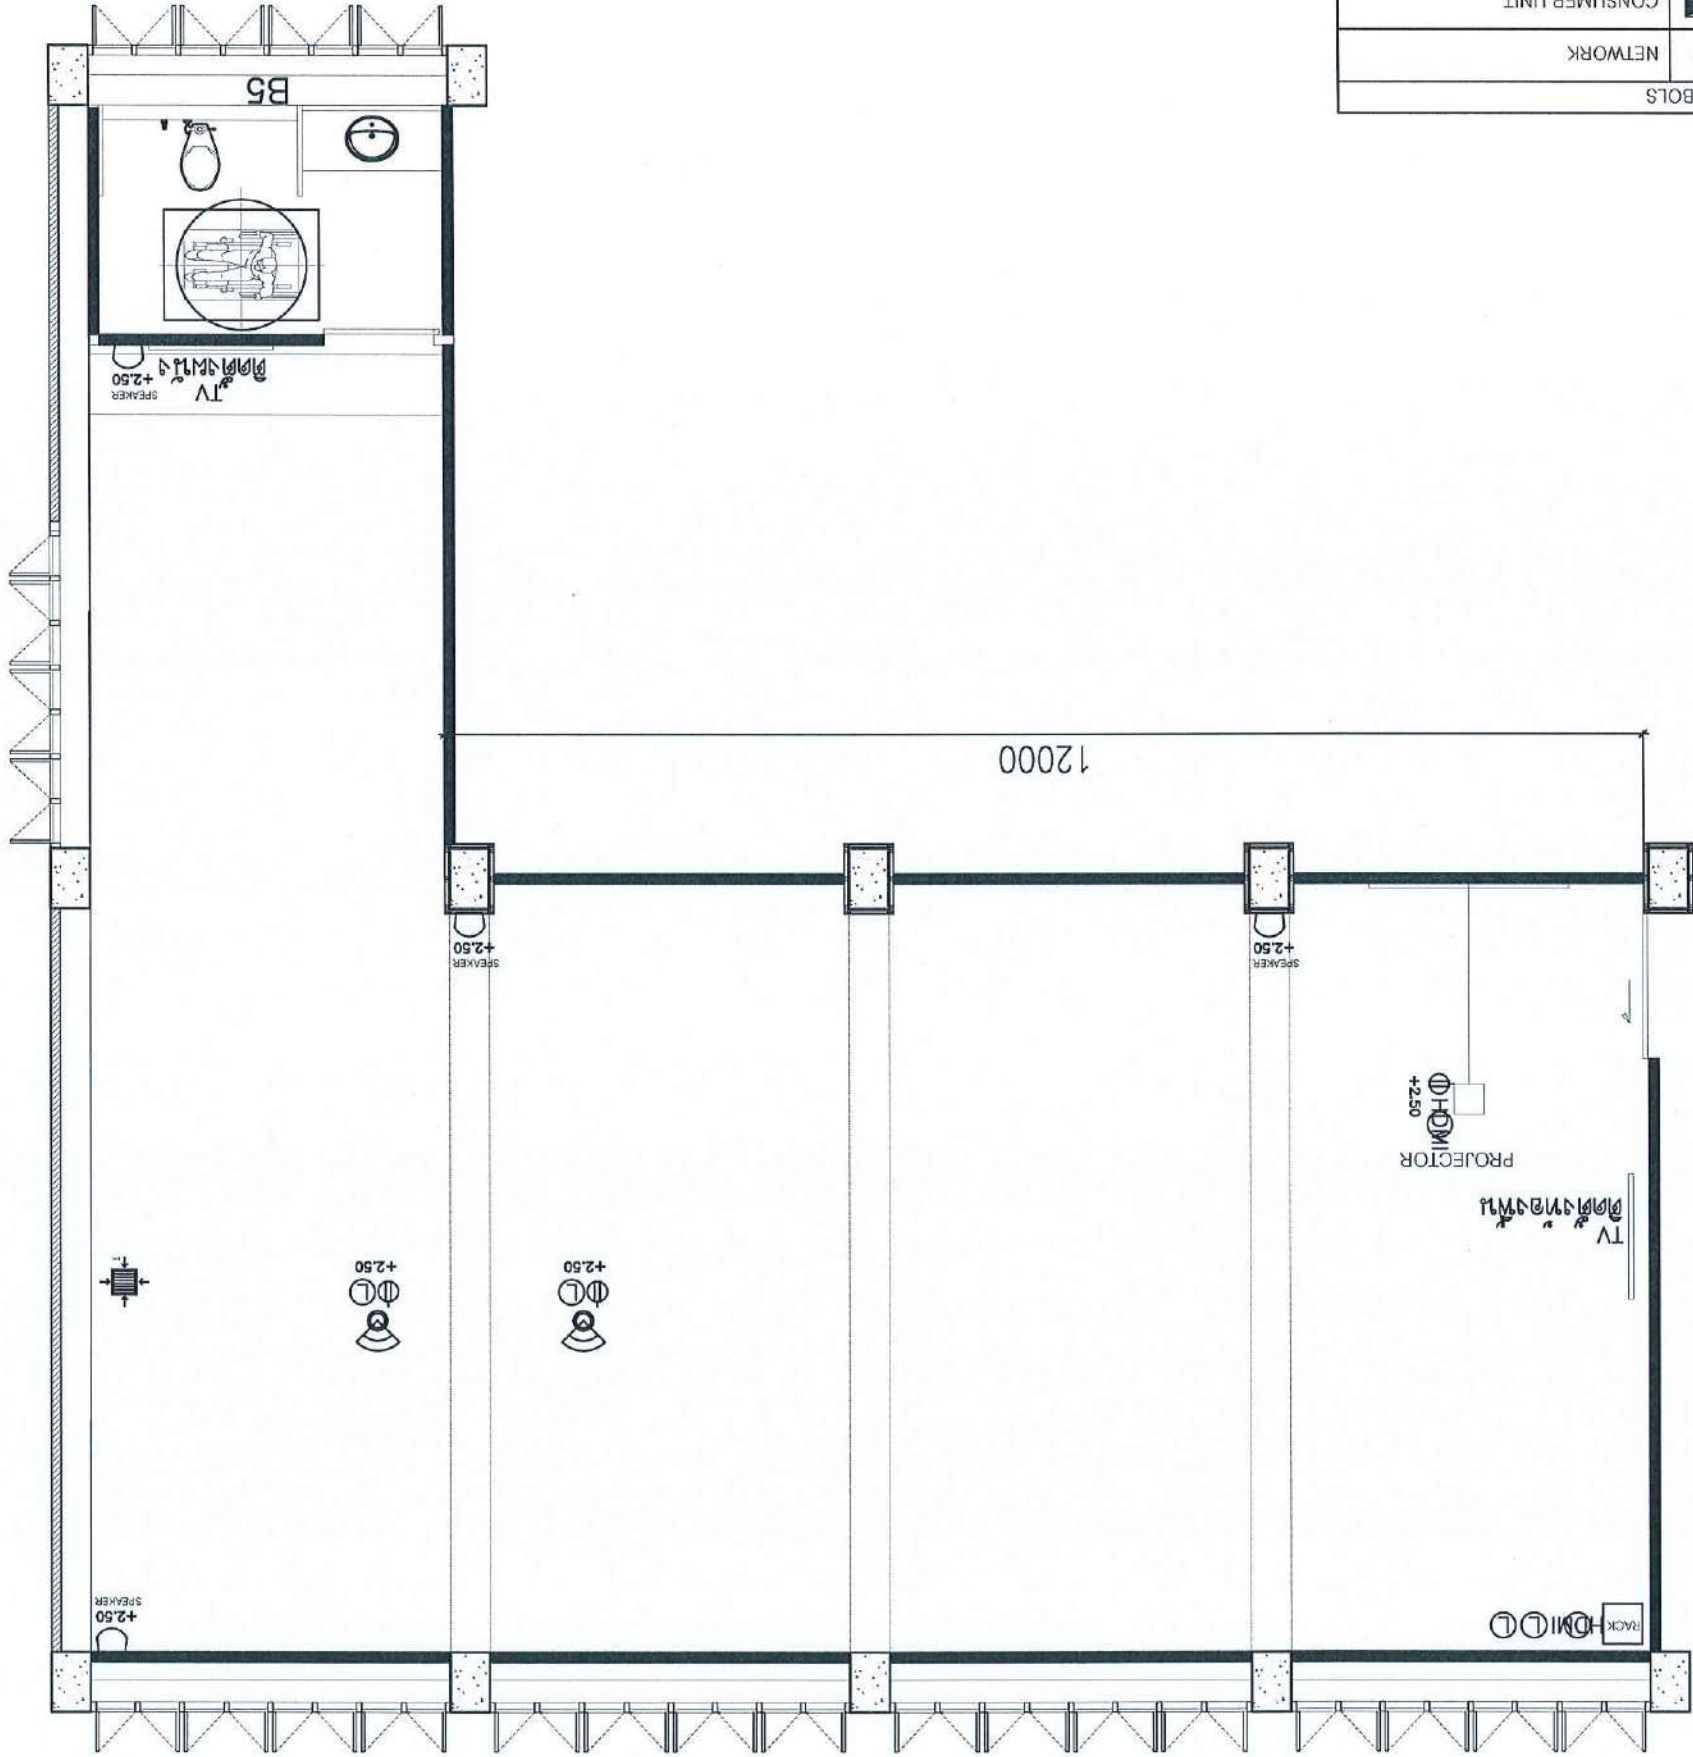

SCALE 1 : 75


Handwritten notes and signatures in blue ink.

STAUTA : DRAWING No.		
CHECKED BY :		
APPROVED BY :		
DATE : 20.10.2568		
DRAWING TITLE :		
CUSTOMER :		
REVISION	CHECKED	DATE
DRAWING BY : <i>Handwritten signature</i>		
ELECTRICAL ENGINEER :		
INTERIOR DESIGNER :		
ARCHITECTS :		
ASSOCIATE ARCHITECTS :		
ASSOCIATE ENGINEER :		
PROJECT :		

AIR CONDITIONER PLAN FUNDA ROOM

SCALE 1 : 75

		COMPRESSOR	
		UNIT	
AIR CONDITIONER SYMBOLS			

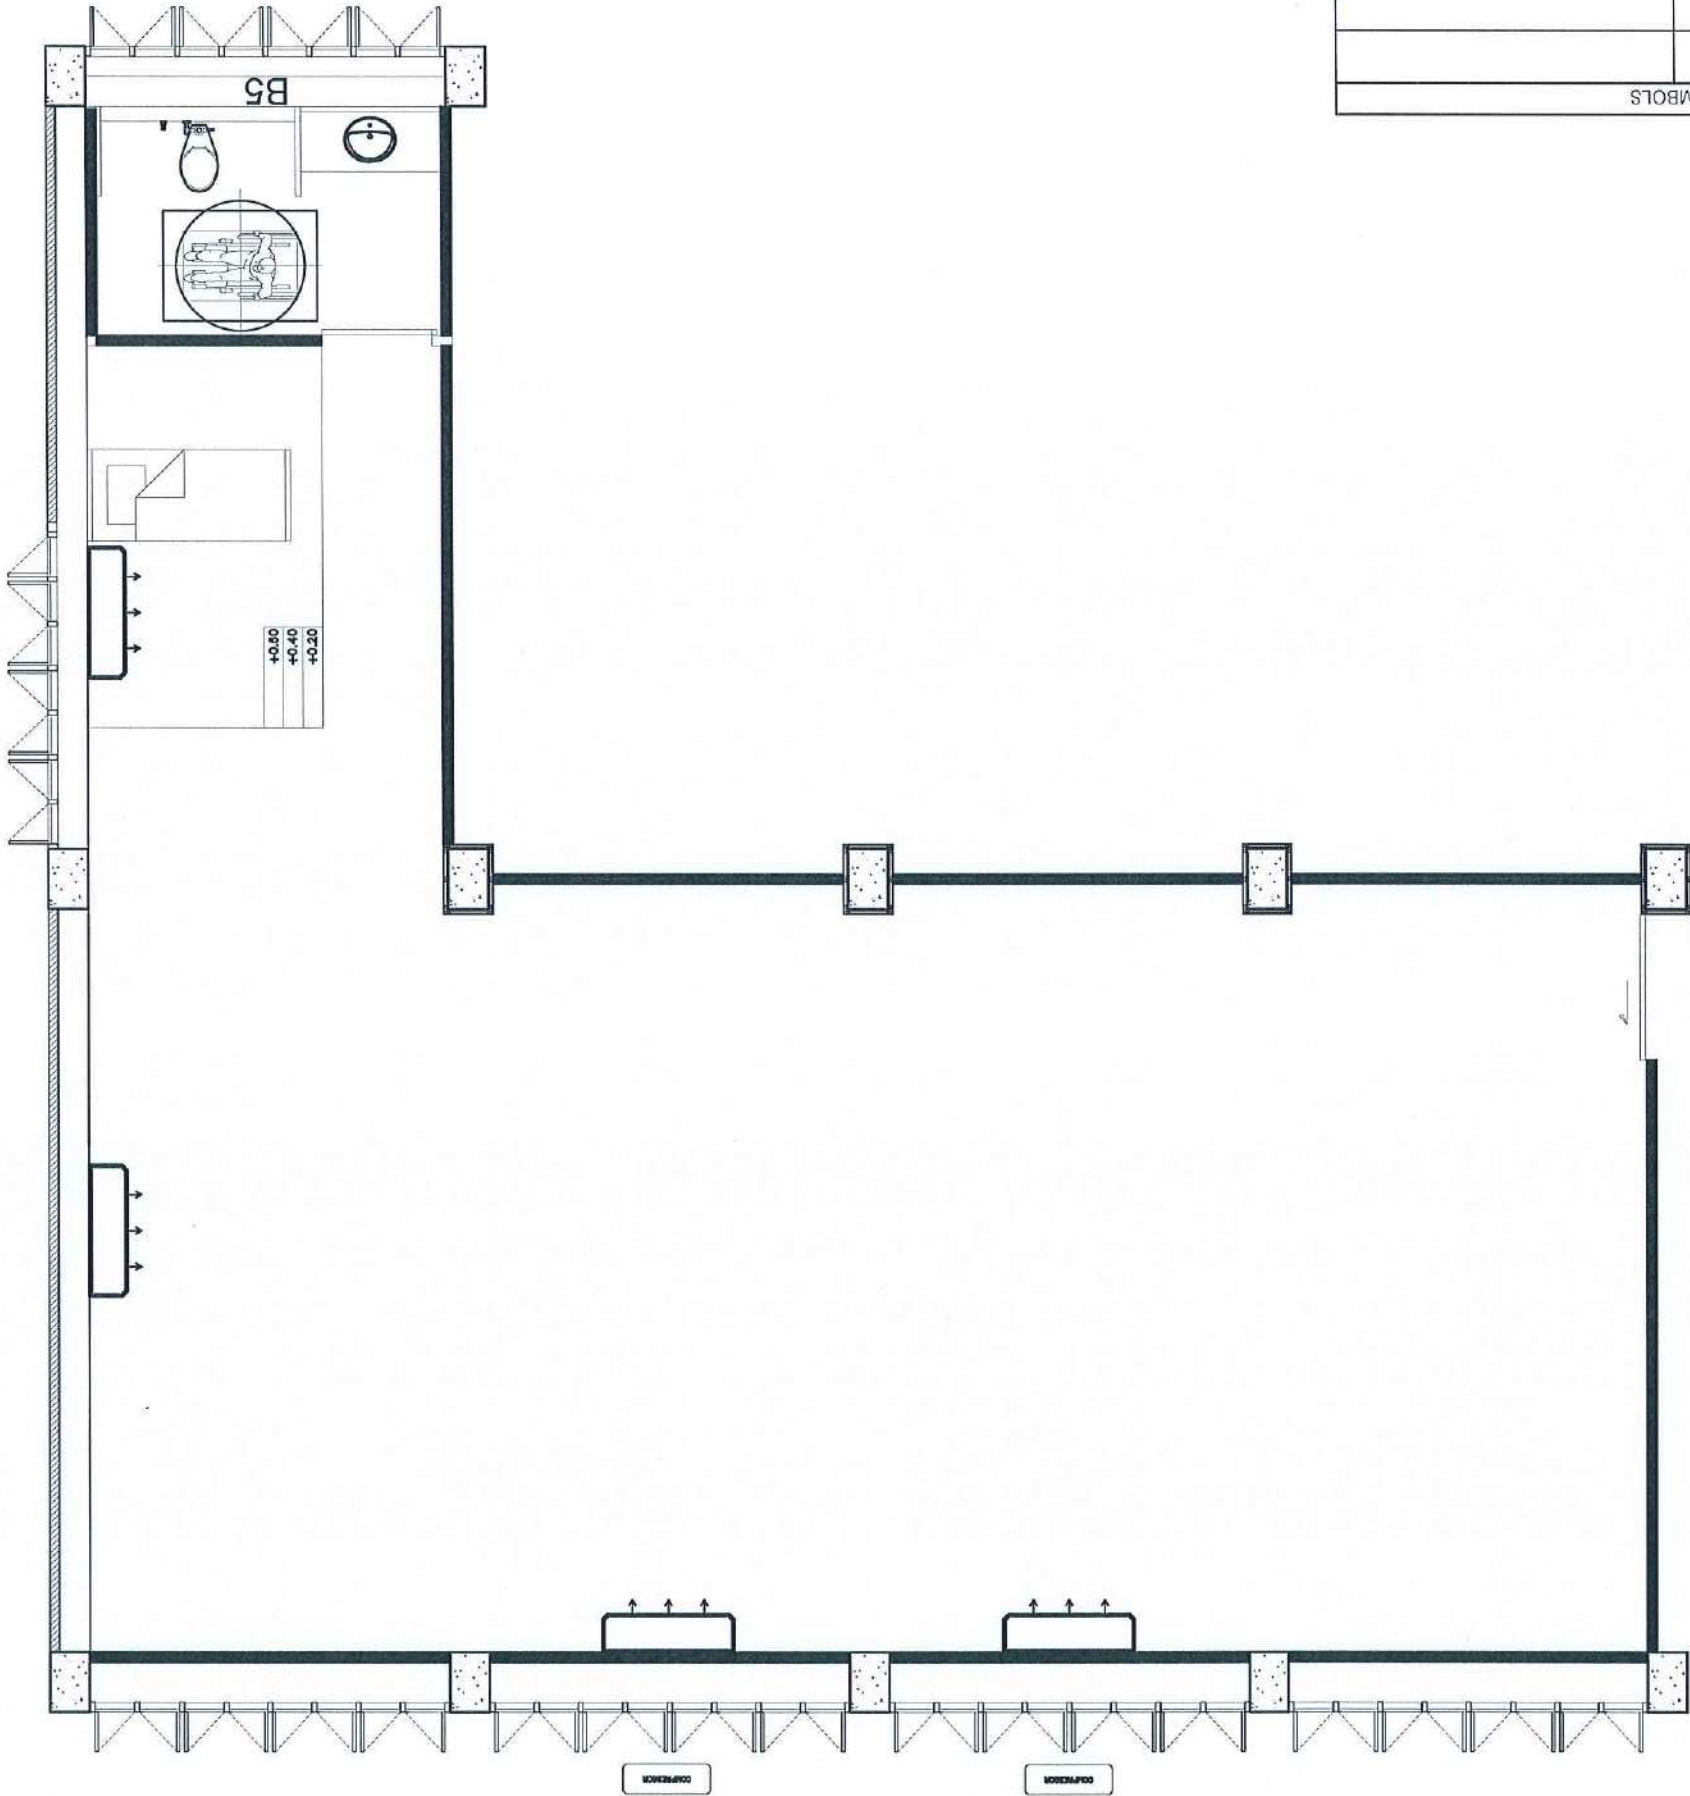


PROJECT :				
งานปรับปรุงอาคาร คณะแพทยศาสตร์ มหาวิทยาลัยขอนแก่น				
งานวิศวกรรมโยธา ภาควิชาวิศวกรรมโยธา				
ASSOCIATE ENGINEER :				
สุวิมลรัตน์ นพคุณพรวิทย์ ก.บ. 63152				
ASSOCIATE ARCHITECTS :				
วิมลรัตน์ นพคุณพรวิทย์ ก-ค.บ. 20411				
ARCHITECTS :				
วิมลรัตน์ นพคุณพรวิทย์ ก-ค.บ. 21677				
INTERIOR DESIGNER :				
วิมลรัตน์ นพคุณพรวิทย์ ก-ค.บ. 21677				
ELECTRICAL ENGINEER :				
วิมลรัตน์ นพคุณพรวิทย์ ก-ค.บ. 46872				
DRAWING BY :				
วิมลรัตน์ นพคุณพรวิทย์ ก-ค.บ. 21677				
REVISION			CHECKED	DATE
CUSTOMER :				
DRAWING TITLE :				
STAUTA : DRAWING No.				
CHECKED BY :				
APPROVED BY :				
DATE : 20.10.2568				


PIPELINE PLAN FUNDA ROOM

SCALE 1 : 75

Handwritten notes and signatures in blue ink at the top of the drawing area.

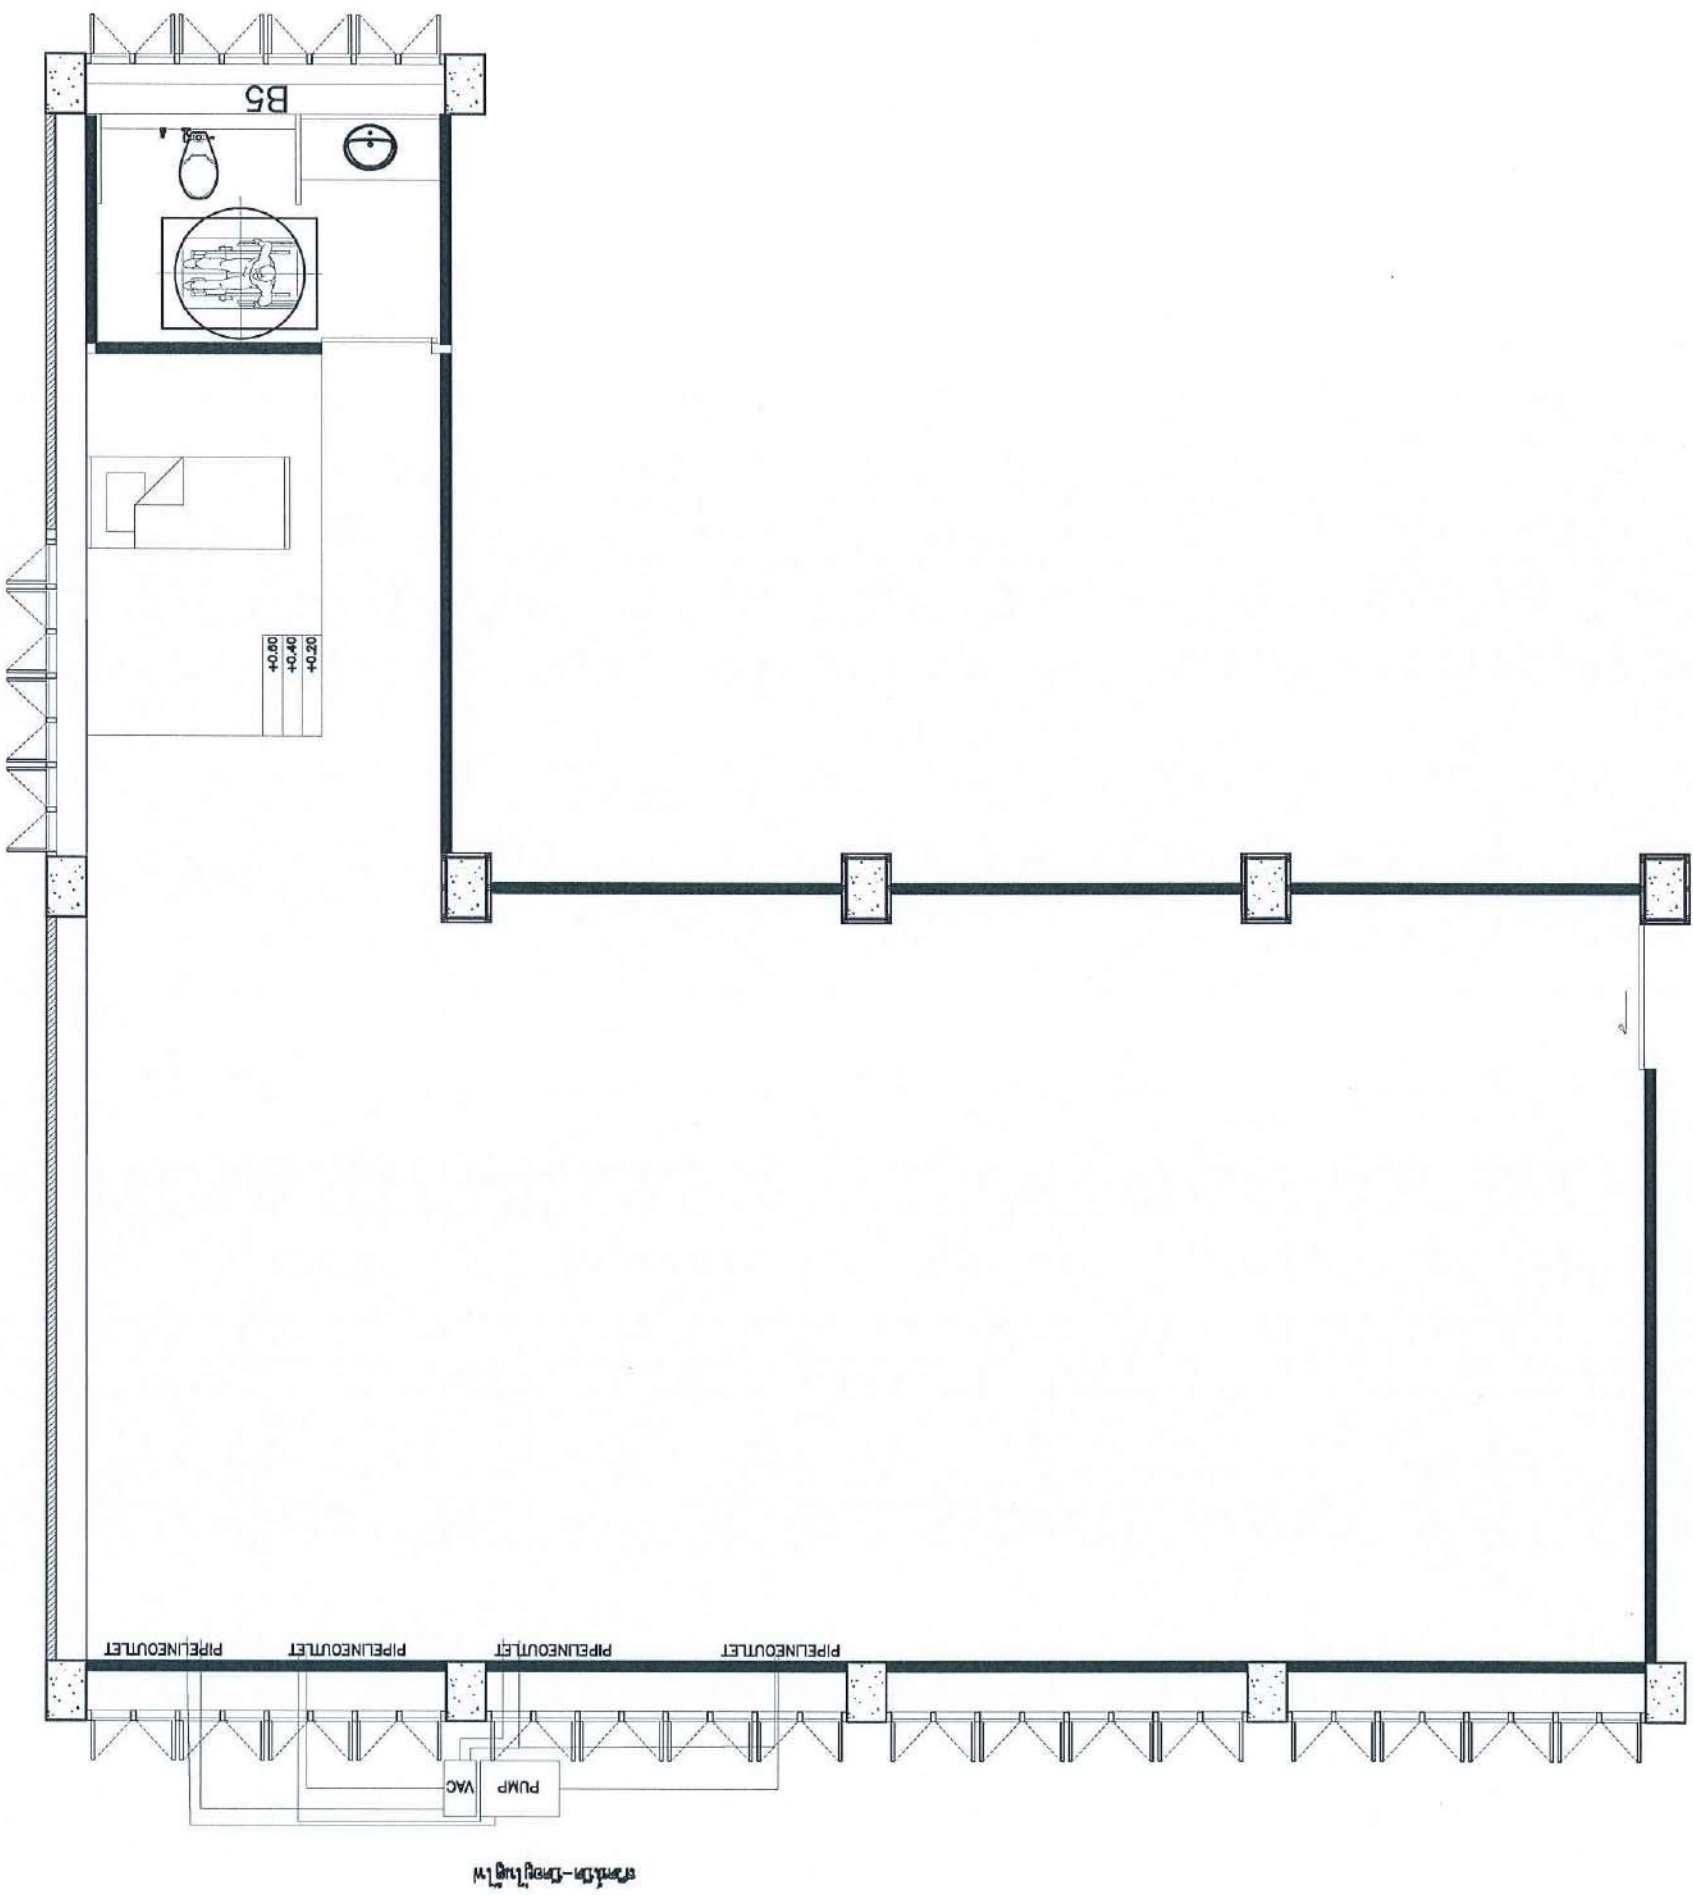


PROJECT :		
งานปรับปรุงอาคาร คณะพยาบาลศาสตร์ มหาวิทยาลัยราชภัฏรำไพพรรณี		
ASSOCIATE ENGINEER :		
ฐานันดรย์ หล่อพานิชย์ กย. 63152		
ASSOCIATE ARCHITECTS :		
ทพพช. ธรรมศักดิ์บุญญะ ภา-สถ. 20411		
ARCHITECTS :		
ฐานันดรย์ หล่อพานิชย์ ภา-สถ. 21677		
INTERIOR DESIGNER :		
ELECTRICAL ENGINEER :		
ฐานันดรย์ หล่อพานิชย์ ภา-สถ. 46872		
DRAWING BY :		
ฐานันดรย์ หล่อพานิชย์ ภา-สถ. 46872		
CUSTOMER :		
DRAWING TITLE :		
DRAWING No.		
STAUTA :		
CHECKED BY :		
APPROVED BY :		
DATE : 20.10.2568		

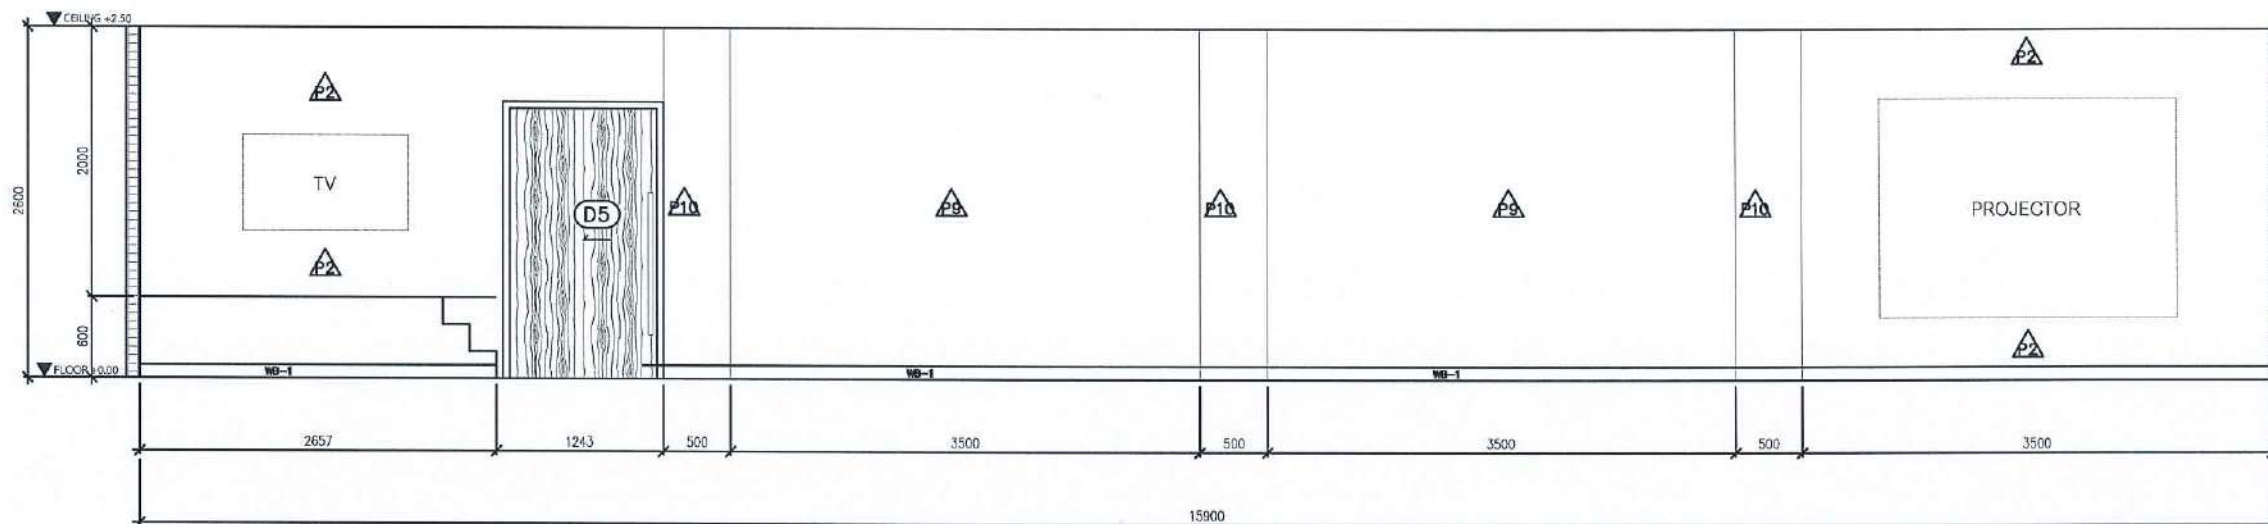

ELEVATION

E3

SCALE 1 : 50

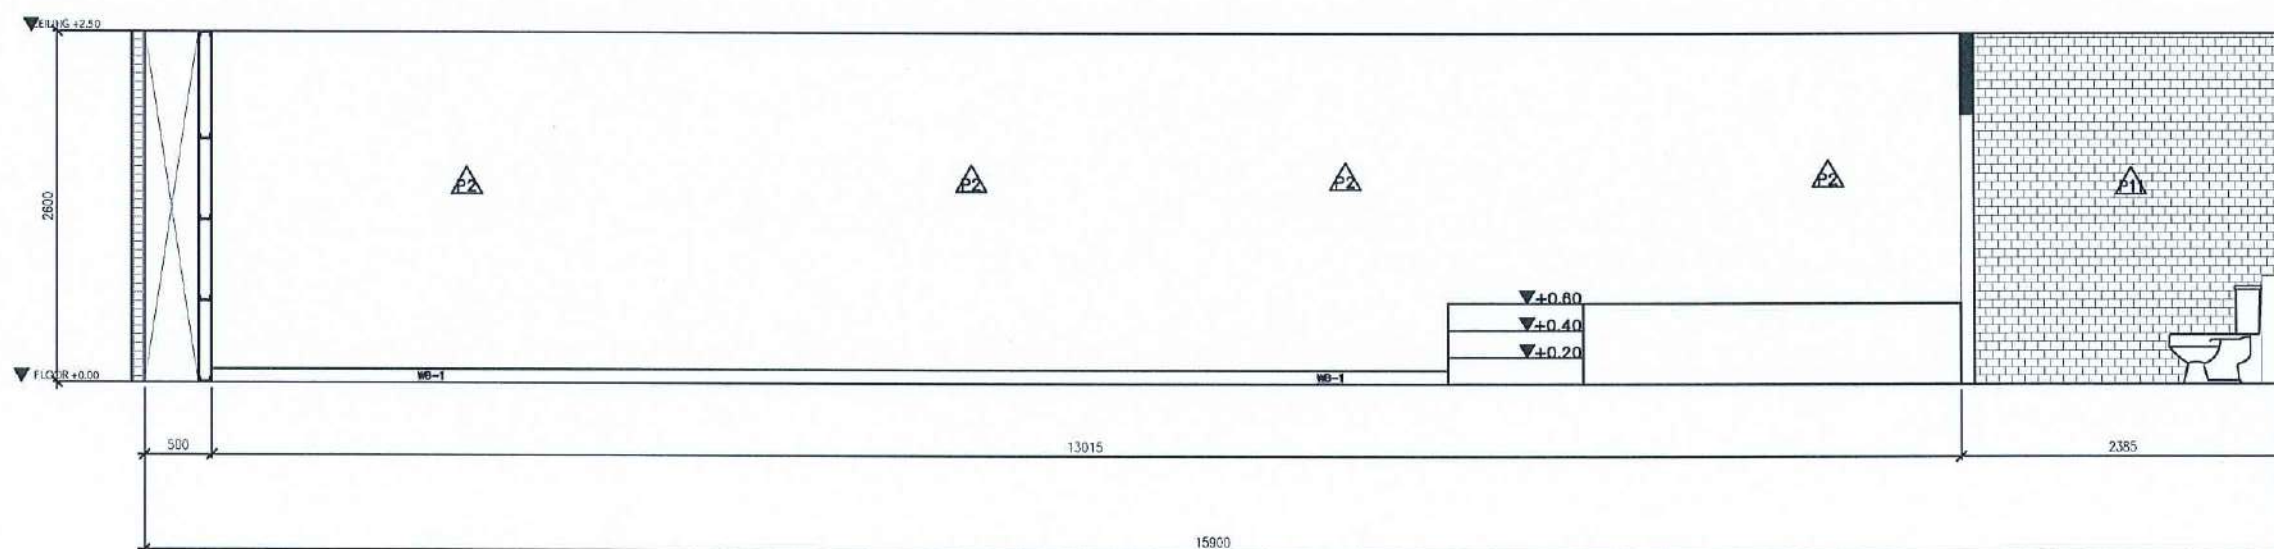

ELEVATION

E4

SCALE 1 : 50

PROJECT :

งานปรับปรุงอาคาร คณะพยาบาลศาสตร์
มหาวิทยาลัยราชภัฏนครสวรรค์

ASSOCIATE ENGINEER :

ฐานันตร์ หล่มพานิช ภย. 63152

ASSOCIATE ARCHITECTS :

ทศพล อรรถศิลป์บุญดี ภ-สถ. 20411

ARCHITECTS :

วศิน สมนะวงษ์ ภ-สถ. 21677

INTERIOR DESIGNER :

ELECTRICAL ENGINEER :

ภูไท อภัยสุน ภพท. 46872

DRAWING BY :

วศิน สมนะวงษ์

REVISION

CHECKED

DATE

CUSTOMER :

DRAWING TITEL :


STAUTA :

DRAWING No.

CHECKED BY :

APPROVED BY :

DATE : 20.10.2568

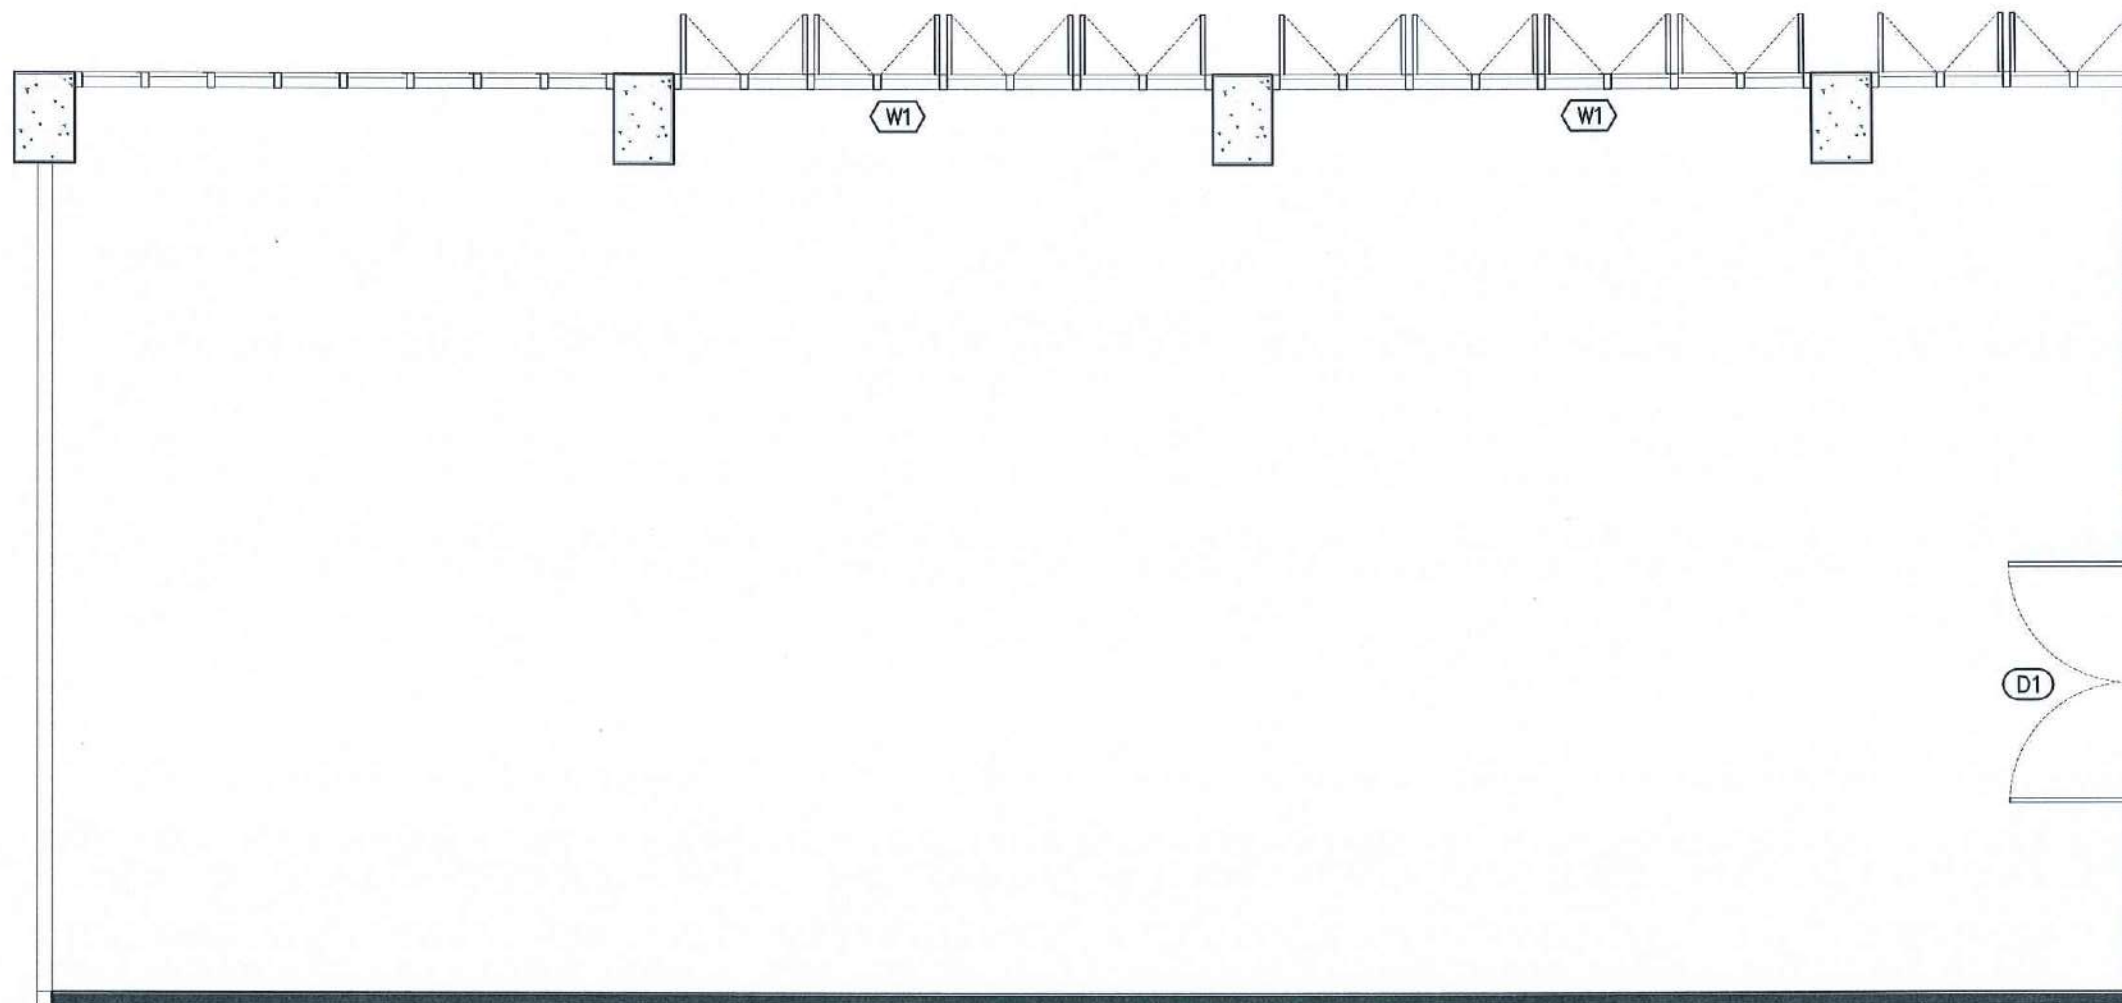

PROJECT :

งานปรับปรุงอาคาร คณะพยาบาลศาสตร์
มหาวิทยาลัยราชภัฏนครสวรรค์

ASSOCIATE ENGINEER :

ฐานันตร์ เหลืองพานิช ภย. 63152

ASSOCIATE ARCHITECTS :

ทศพล ธรรมศิลป์ภูภูมิ ภ-สถ. 20411

ARCHITECTS :

วสิน สมนะวงษ์ ภ-สถ. 21677

INTERIOR DESIGNER :

ELECTRICAL ENGINEER :

ภูไท อภัยสุน ภพท. 46872

DRAWING BY :

วสิน สมนะวงษ์

REVISION	CHECKED	DATE

CUSTOMER :

DRAWING TITEL :

STAUTA :	DRAWING No.
----------	-------------

CHECKED BY :

APPROVED BY :

DATE : 20.10.2568

D1

ประตูบานเปิดคู่ หน้าบานไม้เนื้อแข็งติดทับด้วยลามิเนตลายไม้ ขนาด 1.90 x 2.00 m
CODE:4713-WM(Wilsonart) พร้อมติดตั้งอุปกรณ์ครบชุด

W1

หน้าต่างเดิมโครงการ


DOOR AND WINDOW LAYOUT PLAN

Signature

Signature

Signature

SCALE 1 : 50

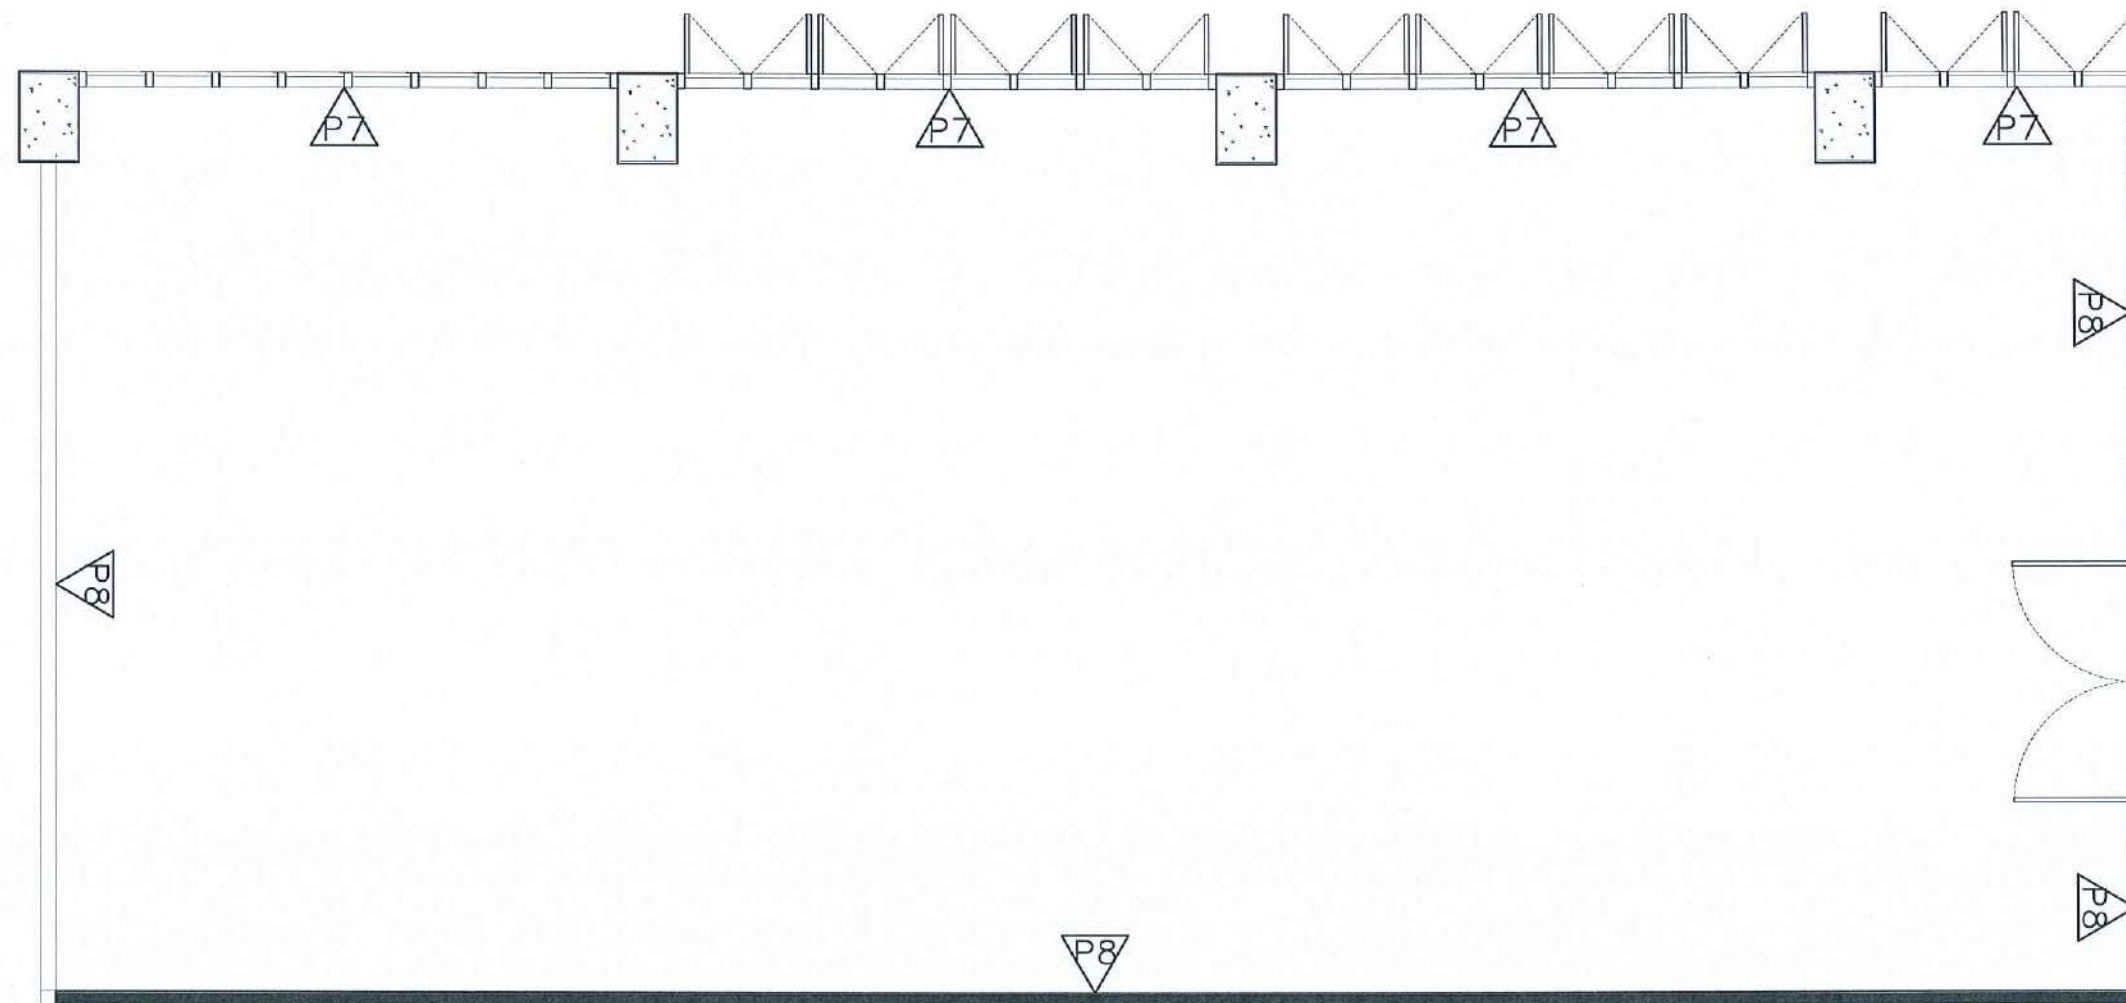

	ผนังเดิม ทาสี ACRYLIC 100% ชนิดทากายใน สีเบเยอร์ 031-3
	ผนังอิฐขัดบอร์ค 12 มม.ขอบเรียบ ฉาบเรียบ โครงเคร่าโลหะชุบสังกะสี ทาสี ACRYLIC 100% ชนิดทากายใน สีเบเยอร์ 031-3

WALL LAYOUT PLAN PLAN

Handwritten signatures and initials in blue ink.

SCALE 1 : 50

PROJECT :

งานปรับปรุงอาคาร คณะพยาบาลศาสตร์
มหาวิทยาลัยราชภัฏนครสวรรค์

ASSOCIATE ENGINEER :

ฐานันดร ห่อพานิช ภย. 63152

ASSOCIATE ARCHITECTS :

ทศพล ธรรมศิลป์บุญฤติ ภา-สถ. 20411

ARCHITECTS :

วสิน สดะวงษ์ ภา-สถ 21677

INTERIOR DESIGNER :

ELECTRICAL ENGINEER :

ภูไท อภัยสุน ภาวก. 46872

DRAWING BY :


วสิน สดะวงษ์

REVISION	CHECKED	DATE

CUSTOMER :

DRAWING TITEL :

STAUTA :	DRAWING No.
CHECKED BY :	
APPROVED BY :	
DATE : 20.10.2568	

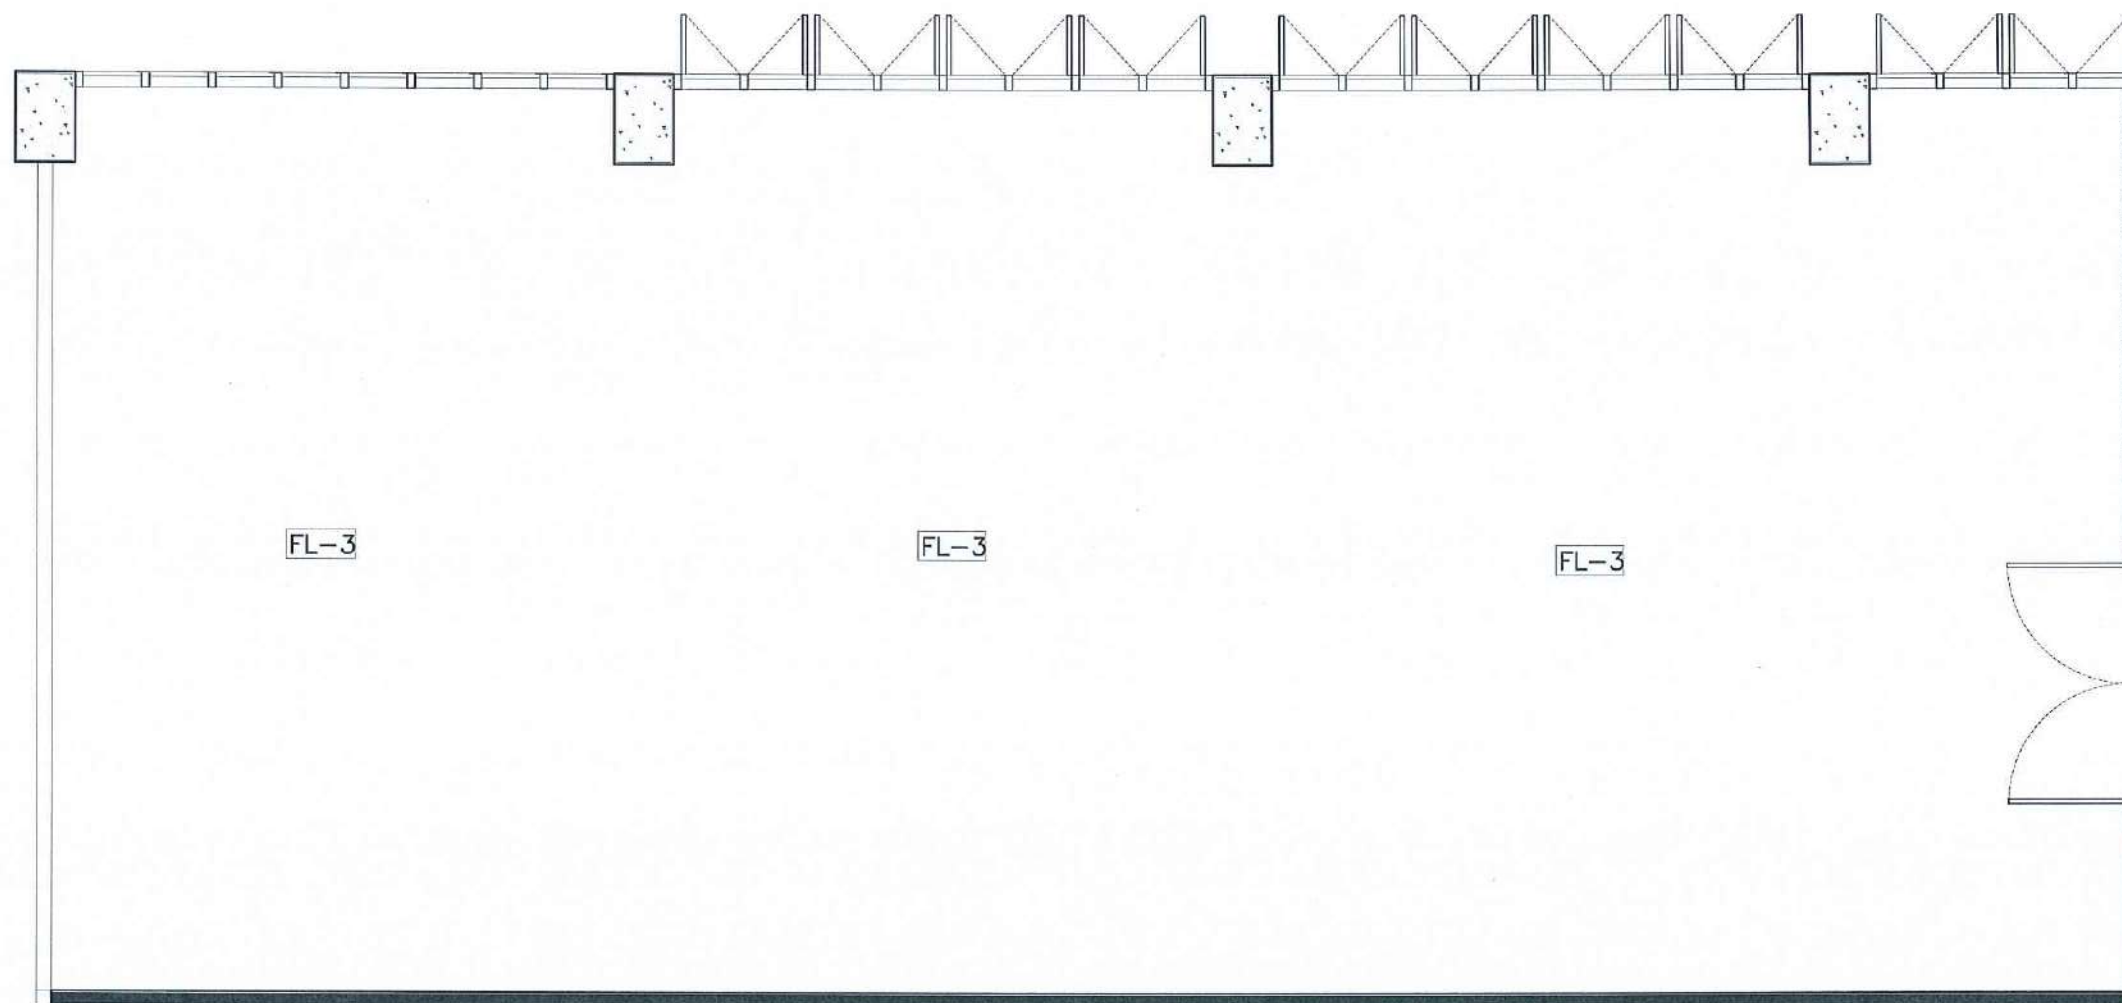

FL-3	กระเบื้องยางแบบแผ่นเทียบเท่าห้องข้างเดิม
WB-1	บัวยาง 10 ซม
—	รอยต่อกระเบื้องยาง

FLOOR PATTERN PLAN PLAN

Signature *Signature* *Signature*

SCALE 1 : 50

PROJECT :

งานปรับปรุงอาคาร คณะพยาบาลศาสตร์
มหาวิทยาลัยราชภัฏนครสวรรค์

ASSOCIATE ENGINEER :

ฐานันดรย์ หล่มพานิช ทย. 63152

ASSOCIATE ARCHITECTS :

ทศพล ธรรมศิลป์นิติ ภา-สศ. 20411

ARCHITECTS :

วศิน สมนะวงษ์ ภา-สศ 21677

INTERIOR DESIGNER :

ELECTRICAL ENGINEER :

ภูไท อภัยสุน ภาทก. 46872

DRAWING BY :

วศิน สมนะวงษ์

REVISION	CHECKED	DATE

CUSTOMER :


DRAWING TITEL :

STAUTA :	DRAWING No.
----------	-------------

CHECKED BY :

APPROVED BY :

DATE : 20.10.2568

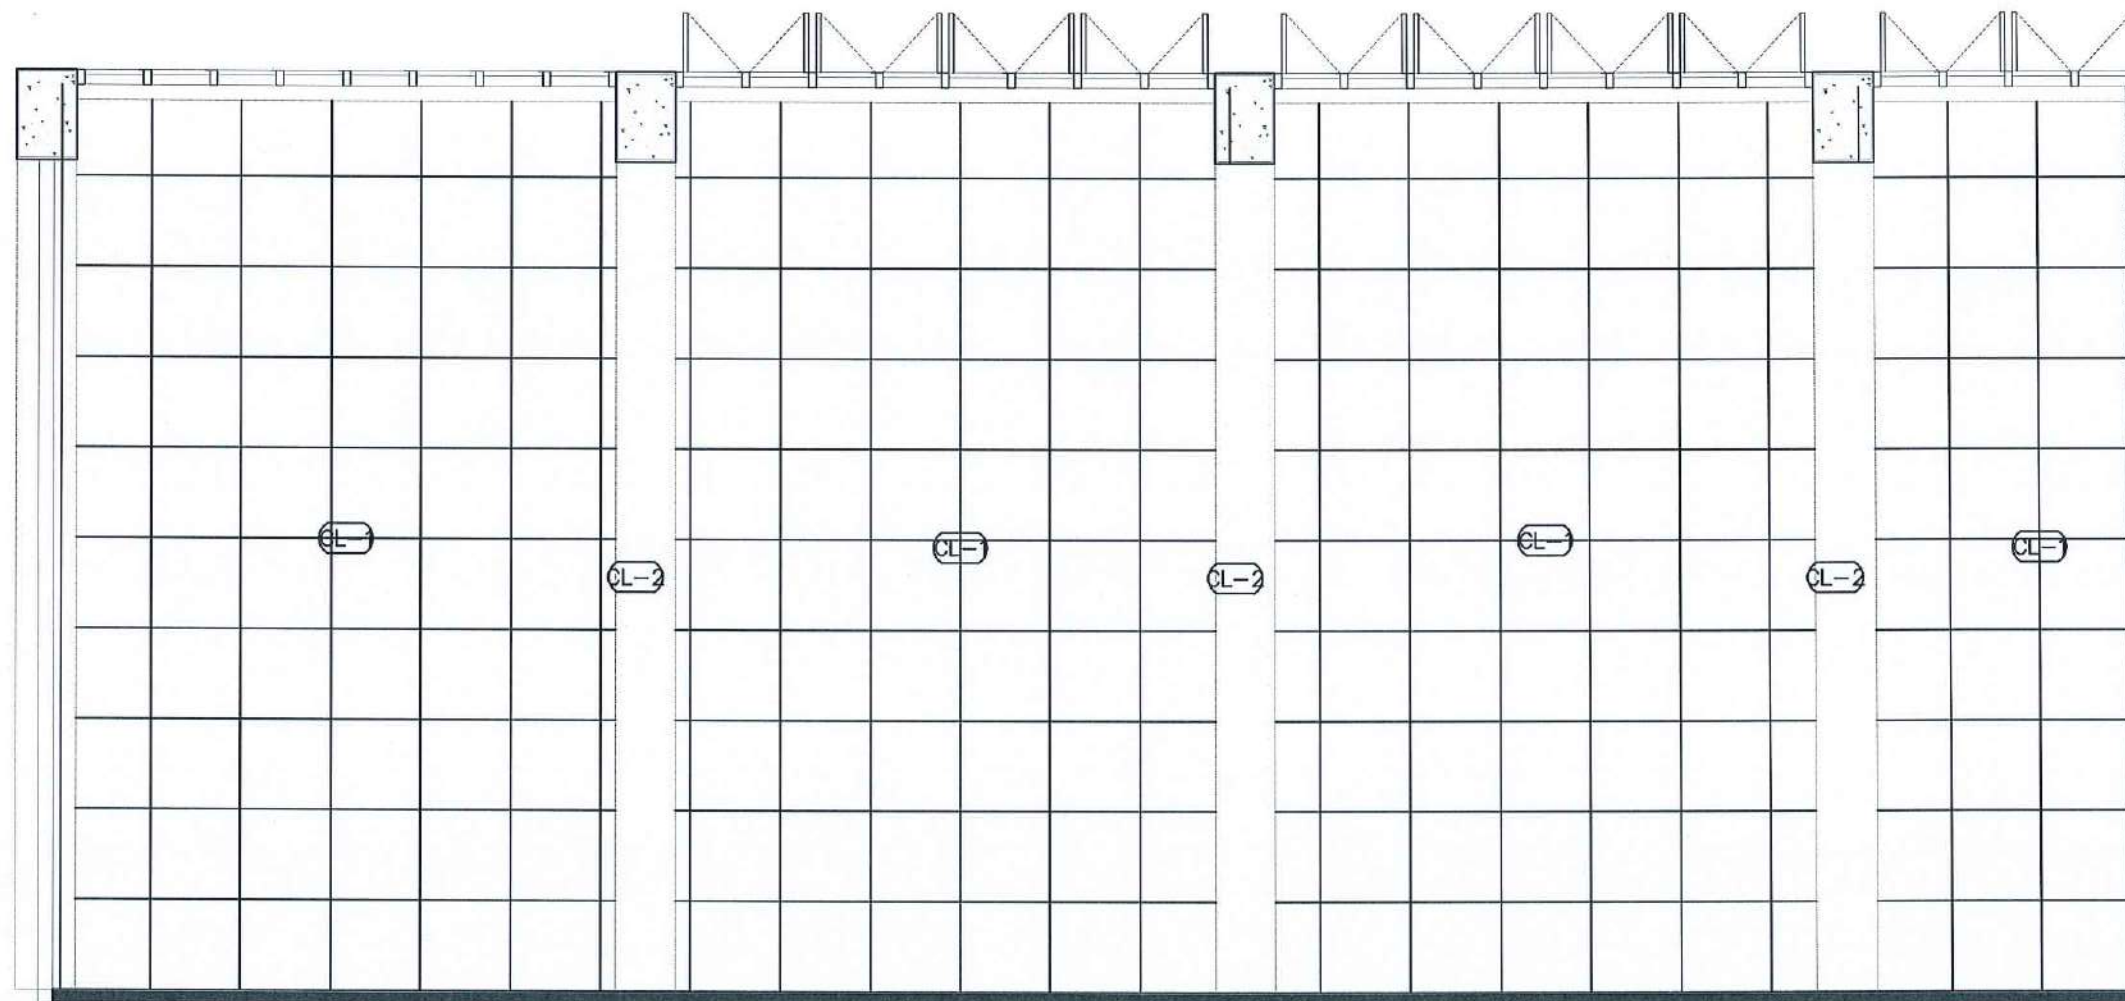

CL-1	ผ้าเพดาน ACOUSTIC T-BAR 60x60 CM.
CL-2	คานาเดิมอาคารทาสี (เพียบสีผ้าAcoustic)

CEILING PLAN

Signature: [Handwritten Signature]

Signature: [Handwritten Signature]

SCALE 1 : 50

PROJECT :

งานปรับปรุงอาคาร คณะพยาบาลศาสตร์
มหาวิทยาลัยราชภัฏนครสวรรค์

ASSOCIATE ENGINEER :

สุกัญญา ห่อห่อ 63152

ASSOCIATE ARCHITECTS :

ทศพล ธรรมศิลป์ ภา-สธ. 20411

ARCHITECTS :

วสิน วัฒนวงษ์ ภา-สธ 21677

INTERIOR DESIGNER :

ELECTRICAL ENGINEER :

ภูไท อภัยสุน ภาวก. 46872

DRAWING BY :


วสิน วัฒนวงษ์

REVISION	CHECKED	DATE

CUSTOMER :

DRAWING TITEL :

STAUTA :	DRAWING No.
CHECKED BY :	
APPROVED BY :	
DATE : 20.10.2568	

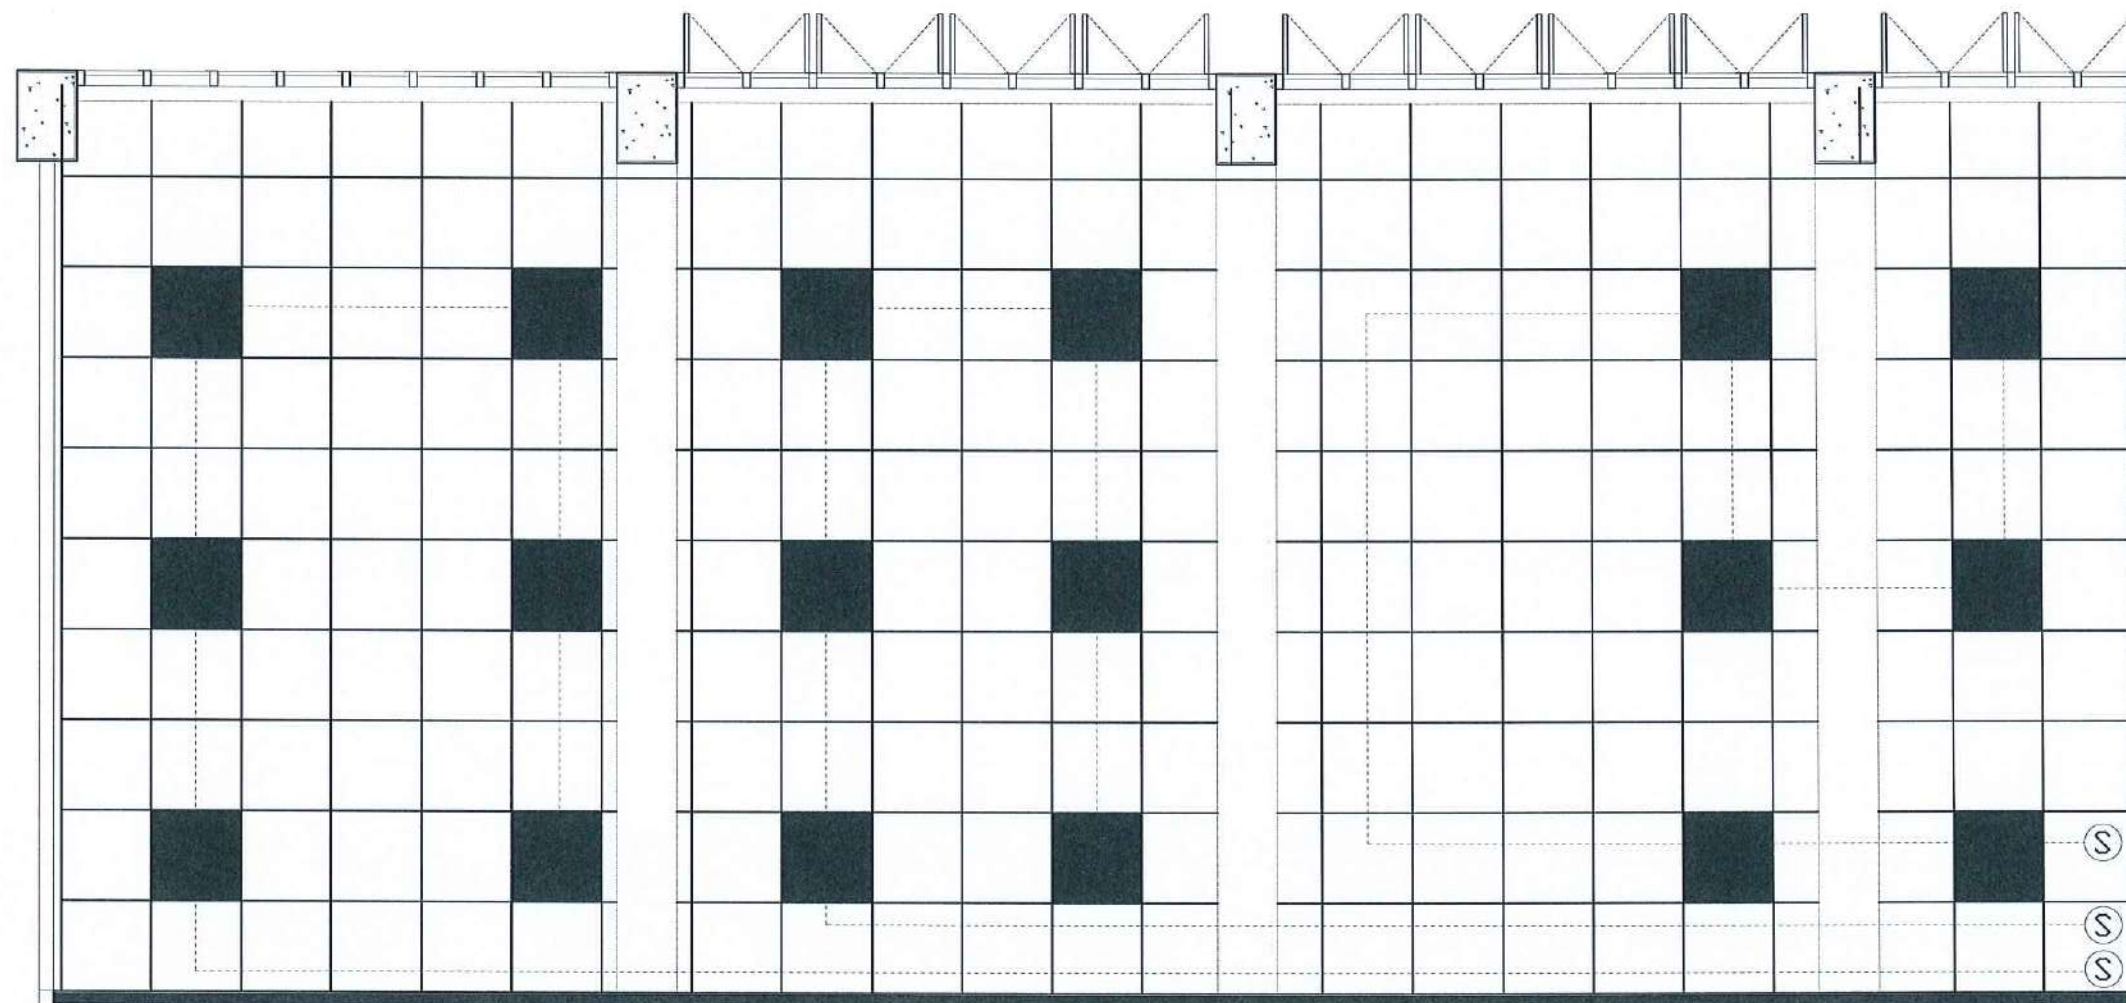

	PANEL LIGHT 60x60 CM.
	SWITCH

LIGHTING PLAN

Signature *Signature* *Signature*

SCALE 1 : 50

PROJECT :

งานปรับปรุงอาคาร คณะพยาบาลศาสตร์
มหาวิทยาลัยราชภัฏนครสวรรค์

ASSOCIATE ENGINEER :

ฐานันดร หงษ์พานิช ทย. 63152

ASSOCIATE ARCHITECTS :

ทศพล ธรรมศิลป์ ญ. 20411

ARCHITECTS :

วสิน วัฒนวงษ์ ญ-สถ 21677

INTERIOR DESIGNER :

ELECTRICAL ENGINEER :

ภูไท อภัยสุน ภพ. 46872

DRAWING BY : *Signature*


วสิน วัฒนวงษ์

REVISION	CHECKED	DATE

CUSTOMER :

DRAWING TITEL :

STAUTA :	DRAWING No.
CHECKED BY :	
APPROVED BY :	
DATE : 20.10.2568	

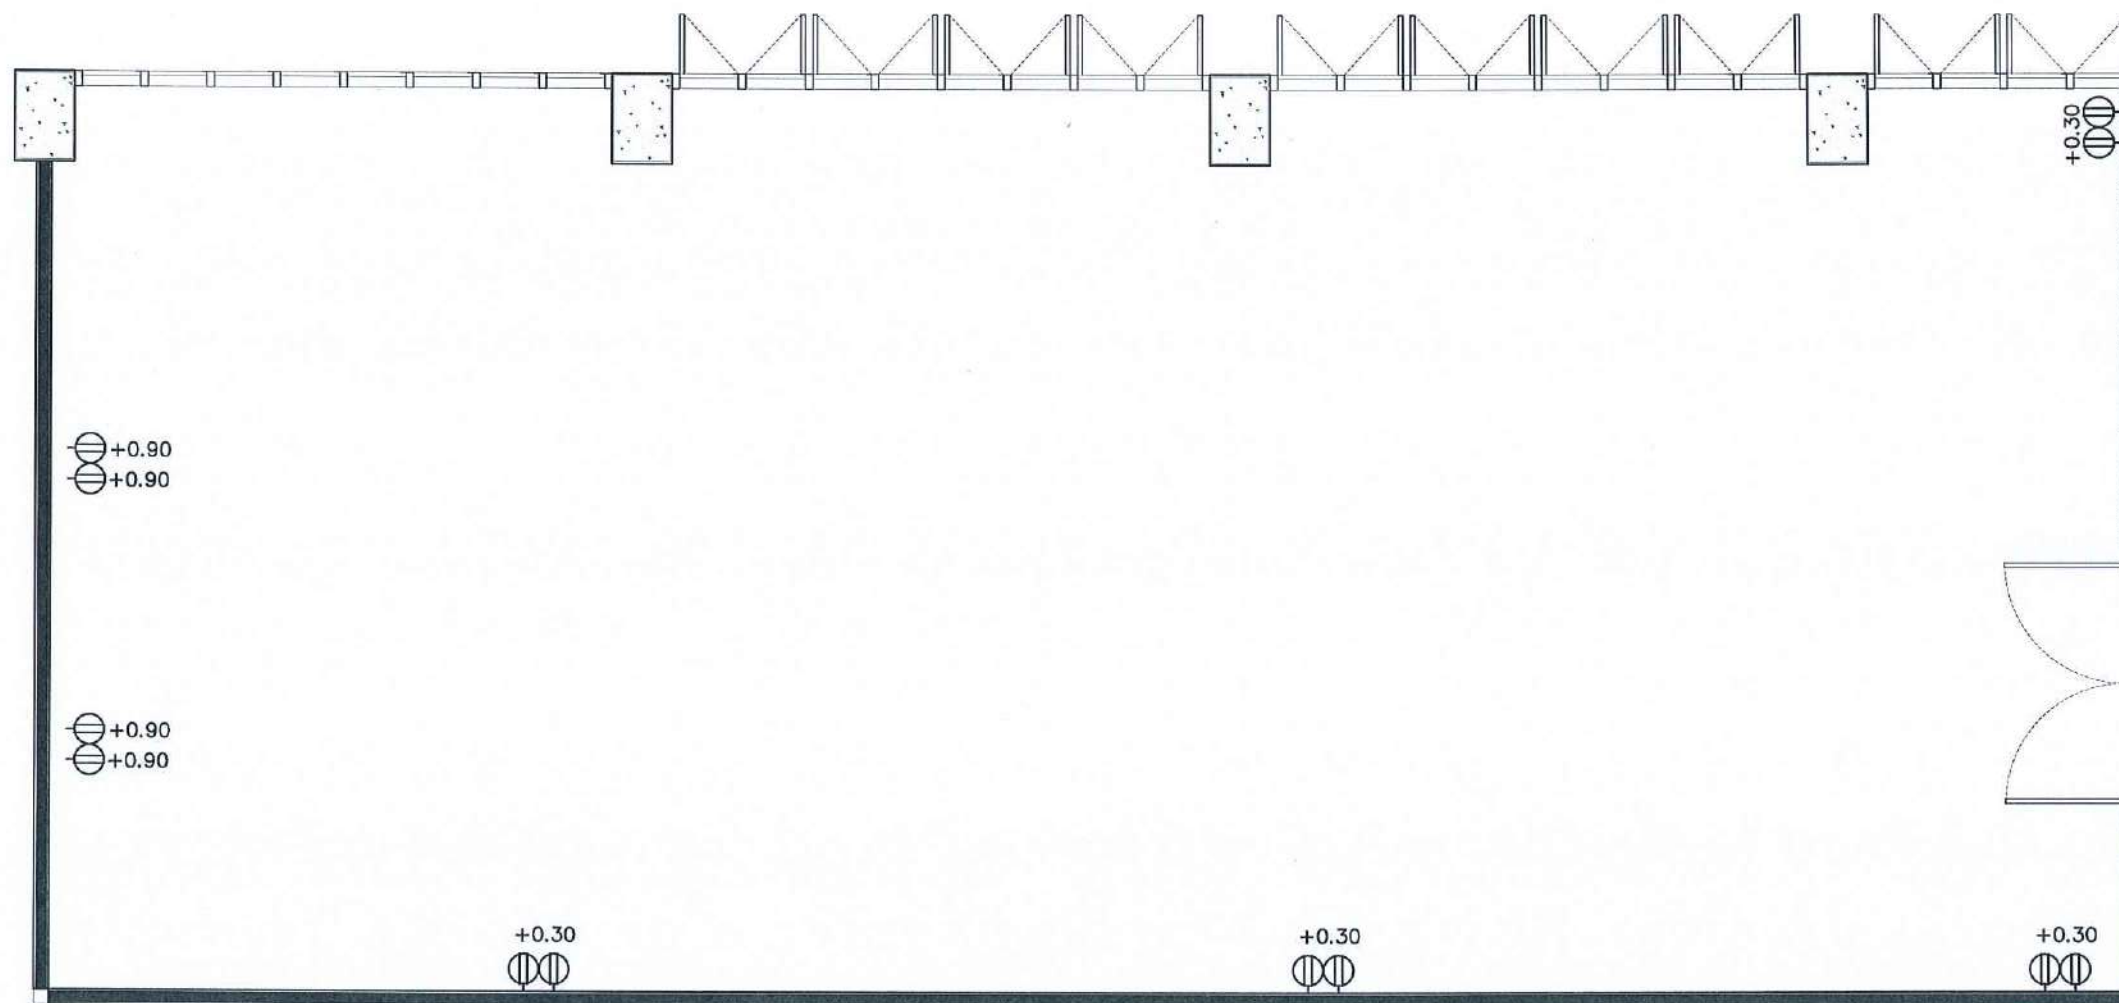

CCTV FINISHING SYMBOLS			
	CAMERA		NETWORK
	SWITCH		CONSUMER UNIT
	DUPLEX RECEPTACLE		ไม่ติดตั้ง
	WALL SPEAKER		

POWER OUTLET PLAN

Asst. Engineer

Asst. Engineer

SCALE 1 : 50

PROJECT :

งานปรับปรุงอาคาร คณะพยาบาลศาสตร์
มหาวิทยาลัยราชภัฏนครสวรรค์

ASSOCIATE ENGINEER :

ฐานันดร ห่อนพานิช ทย. 63152

ASSOCIATE ARCHITECTS :

ทศพล ธรรมศิลป์นิติ ภา-สถ. 20411

ARCHITECTS :

วสิน วัฒนวงษ์ ภา-สถ 21677

INTERIOR DESIGNER :

ELECTRICAL ENGINEER :

ภูไท อภัยสุน ภาทก. 46872

DRAWING BY :


วสิน วัฒนวงษ์

REVISION	CHECKED	DATE

CUSTOMER :

DRAWING TITEL :

STAUTA :	DRAWING No.
CHECKED BY :	
APPROVED BY :	
DATE : 20.10.2568	

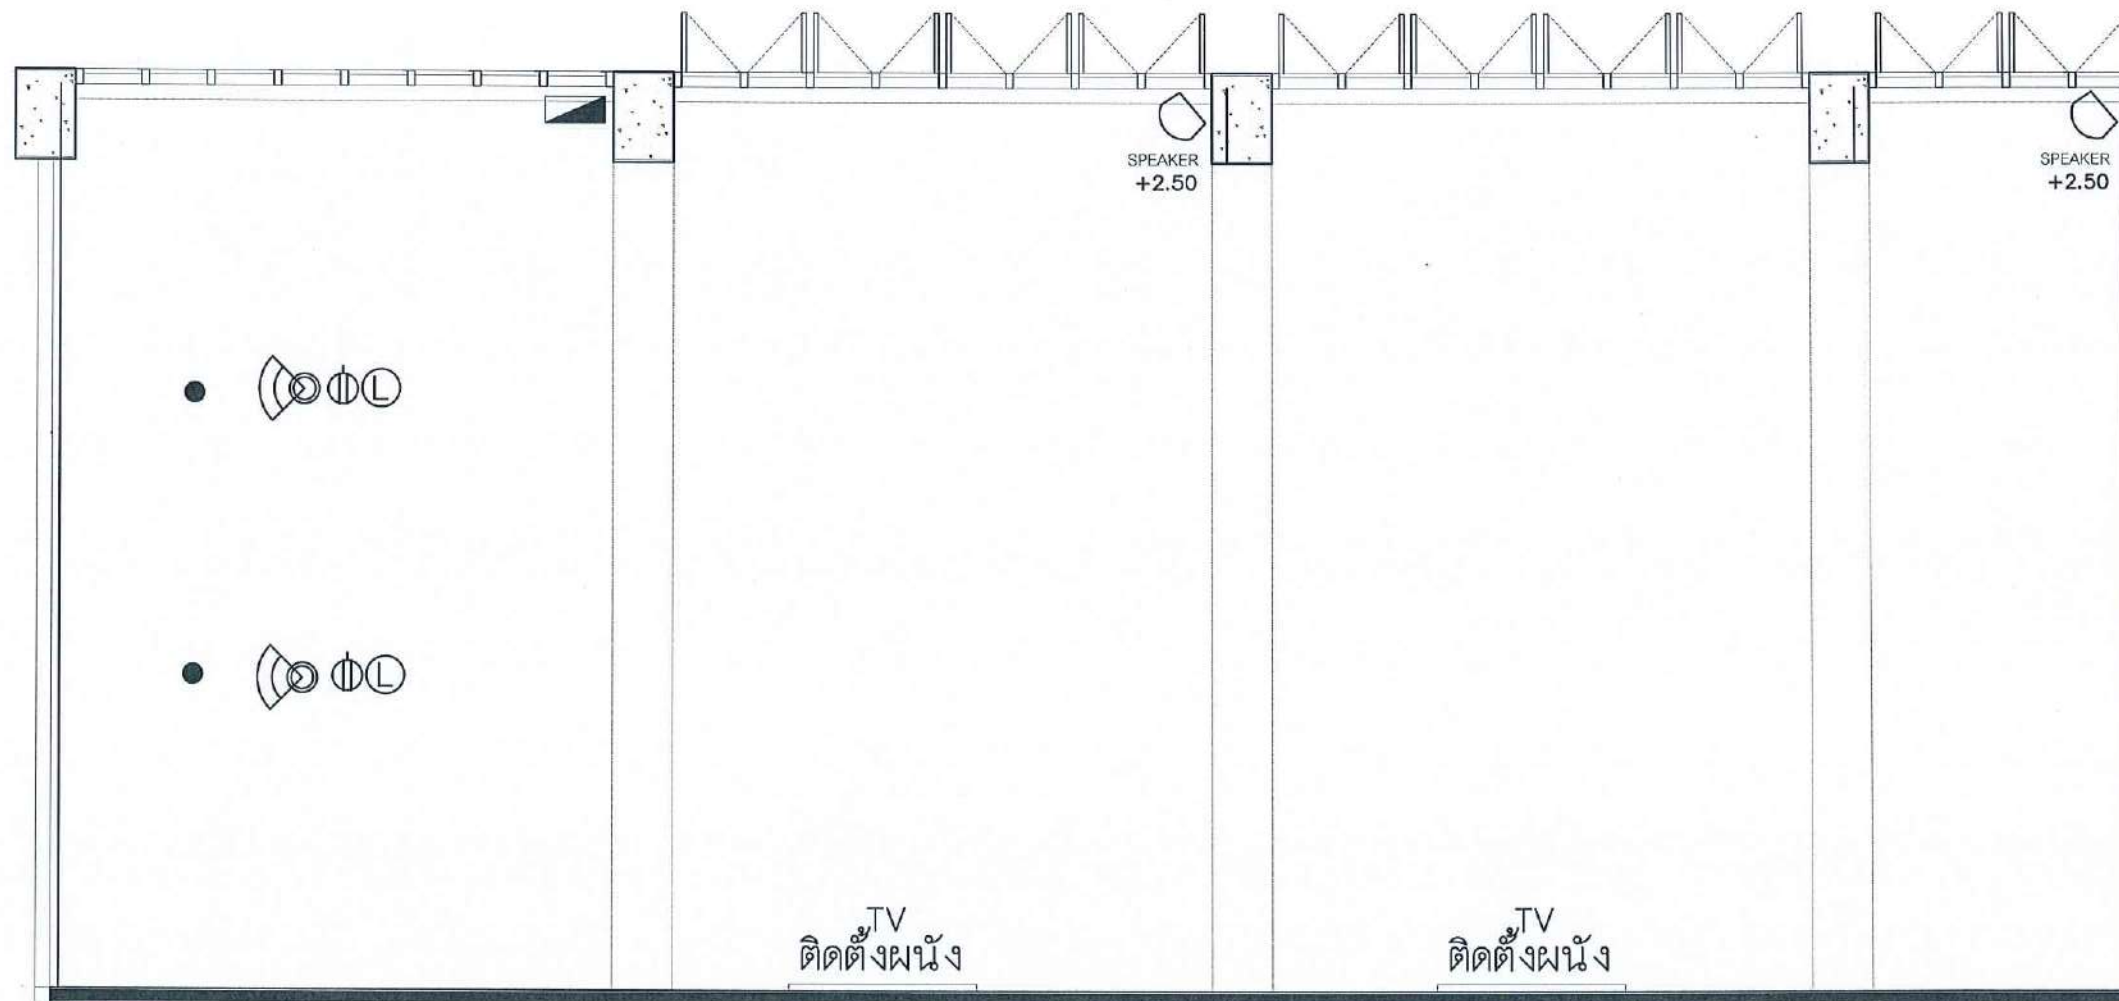

CCTV FINISHING SYMBOLS			
	CAMERA		NETWORK
	SWITCH		CONSUMER UNIT
	DUPLEX RECEPTACLE		ไม่ติดตั้ง
	WALL SPEAKER		

CCTV PLAN

Signature and date: 16/10/2568

SCALE 1 : 50

PROJECT :

งานปรับปรุงอาคาร คณะพยาบาลศาสตร์
มหาวิทยาลัยราชภัฏนครสวรรค์

ASSOCIATE ENGINEER :

ฐานันดรย์ หล่มพานิช ทย. 63152

ASSOCIATE ARCHITECTS :

ทศพล ธรรมศิลป์ ญติ. 20411

ARCHITECTS :

วสิน สมนะวงษ์ ภา-สถ. 21677

INTERIOR DESIGNER :

ELECTRICAL ENGINEER :

ภูไท อภัยสุน ภาท. 46872

DRAWING BY :

วสิน สมนะวงษ์

REVISION	CHECKED	DATE
----------	---------	------

CUSTOMER :

DRAWING TITEL :

STAUTA :	DRAWING No.
----------	-------------

CHECKED BY :

APPROVED BY :

DATE : 20.10.2568



AIR CONDITIONER SYMBOLS

	แอร์ของเดิม 37,000 BTU		
	COMPRESSOR		

AIRCONDITION PLAN

Signature

Signature

Signature

SCALE 1 : 50

PROJECT :

งานปรับปรุงอาคาร คณะพยาบาลศาสตร์
มหาวิทยาลัยราชภัฏนครสวรรค์

ASSOCIATE ENGINEER :

ฐานันดรย์ ห่อวนพานิช อย. 63152

ASSOCIATE ARCHITECTS :

ทศพล ธรรมพิสัยบุญดี ภ-สถ. 20411

ARCHITECTS :

วสิน สมนะวงษ์ ภ-สถ 21677

INTERIOR DESIGNER :

ELECTRICAL ENGINEER :

ภูไท อภัยสุน ภพท. 46872

DRAWING BY :

วสิน สมนะวงษ์

REVISION

CHECKED

DATE

CUSTOMER :

DRAWING TITEL :


STAUTA :

DRAWING No.

CHECKED BY :

APPROVED BY :


DATE : 20.10.2568

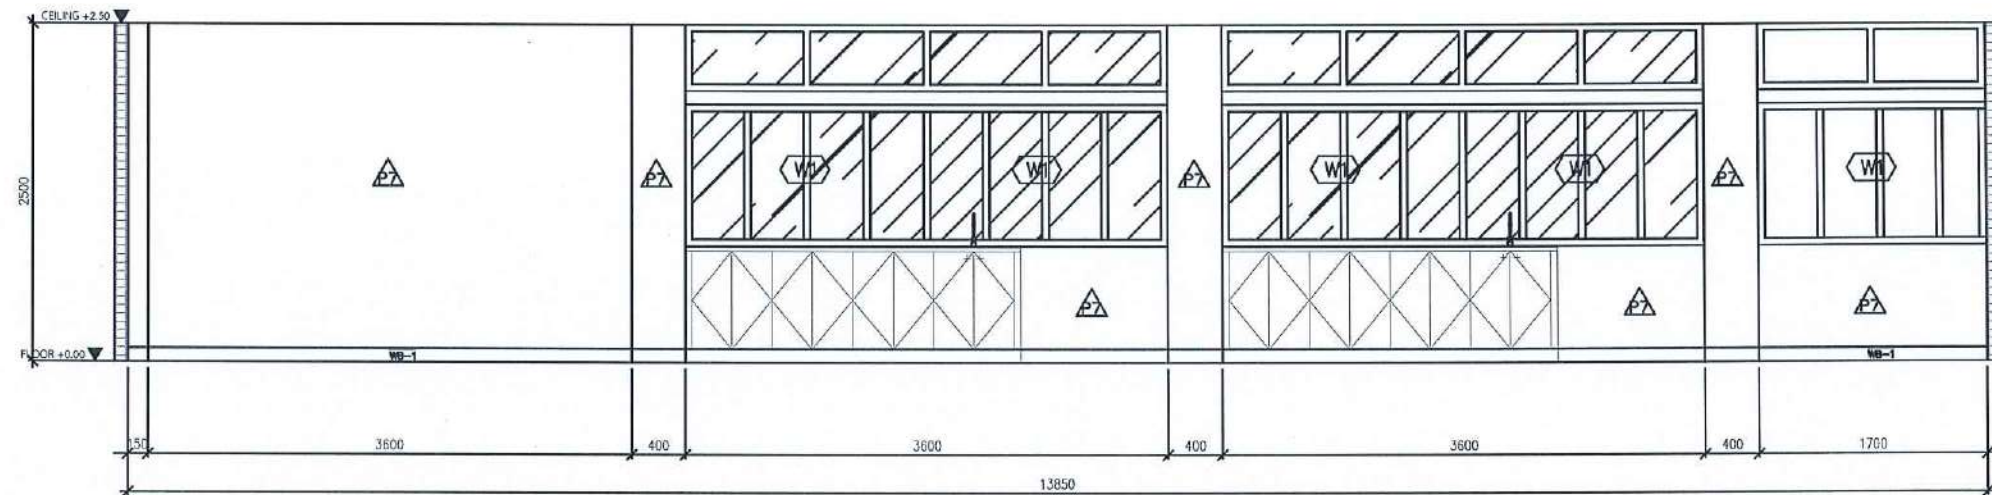

ELEVATION

E1

SCALE 1 : 50

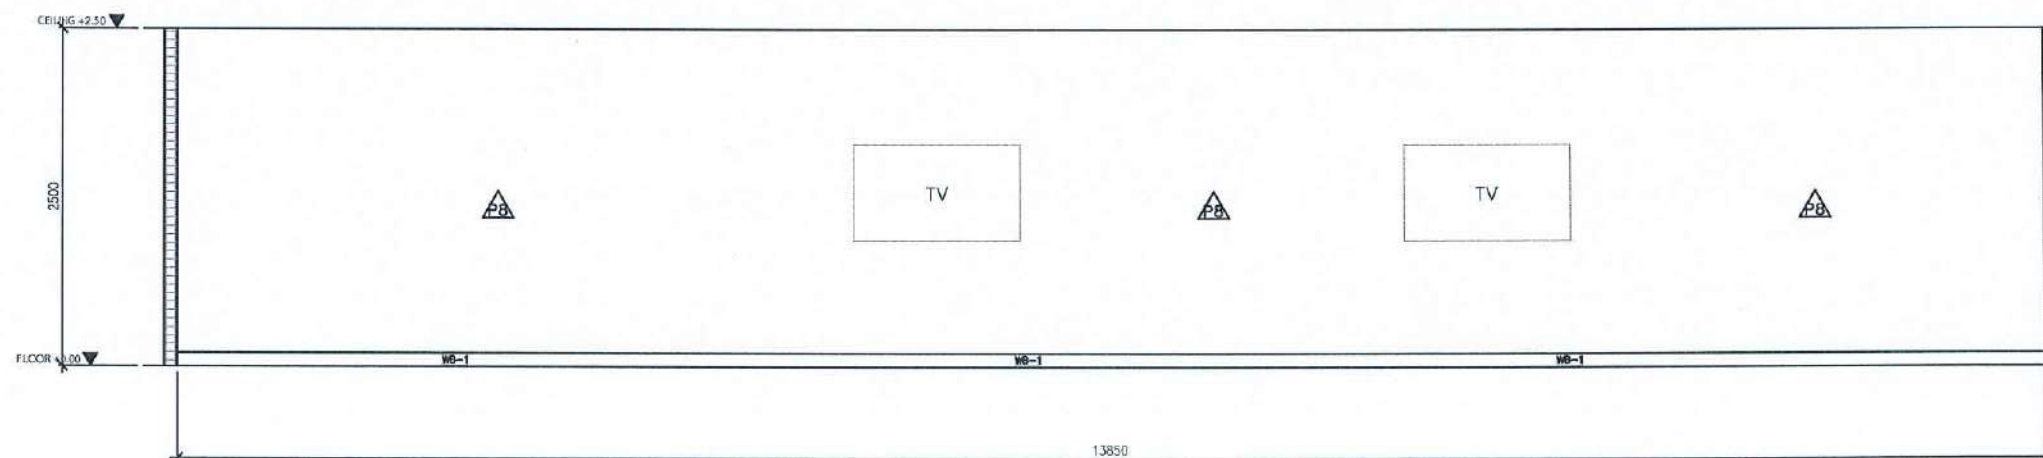

ELEVATION

E2

SCALE 1 : 50

PROJECT :

งานปรับปรุงอาคาร คณะพยาบาลศาสตร์
มหาวิทยาลัยราชภัฏนครสวรรค์

ASSOCIATE ENGINEER :

ฐานันดร ห้วนพานิช ทย. 63152

ASSOCIATE ARCHITECTS :

ทศพล ธรรมศิลป์บุญฤทธิ ภ-สถ. 20411

ARCHITECTS :

วสิน สมนะวงษ์ ภ-สถ. 21677

INTERIOR DESIGNER :

ELECTRICAL ENGINEER :

ภูไท อภัยสุน ภพท. 46872

DRAWING BY : ภูไท อภัยสุน

วสิน สมนะวงษ์


REVISION	CHECKED	DATE

CUSTOMER :

DRAWING TITEL :

STAUTA :	DRAWING No.
CHECKED BY :	
APPROVED BY :	
DATE : 20.10.2568	


Signature *Signature* *Signature*

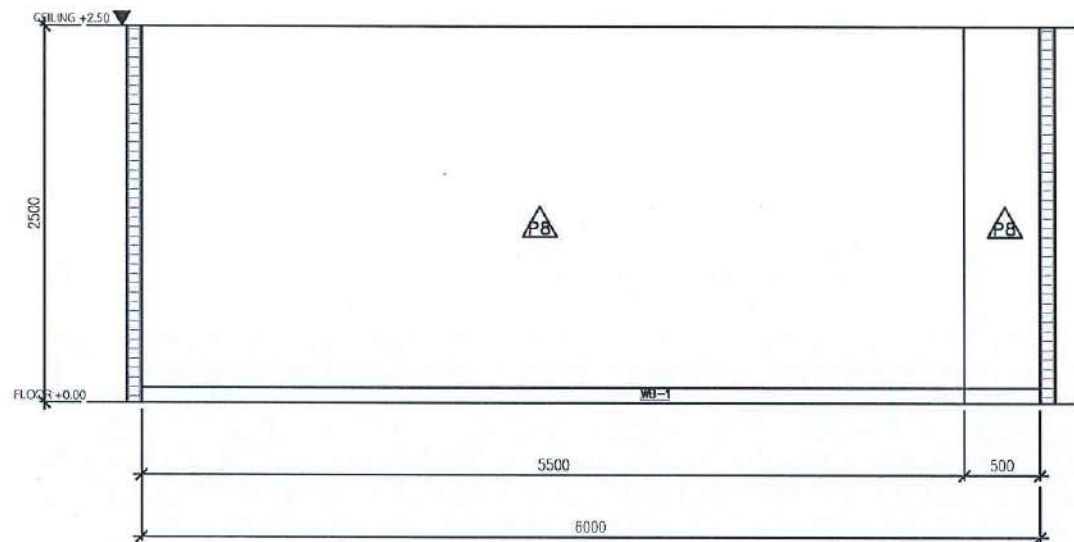

ELEVATION

E3

SCALE 1 : 50

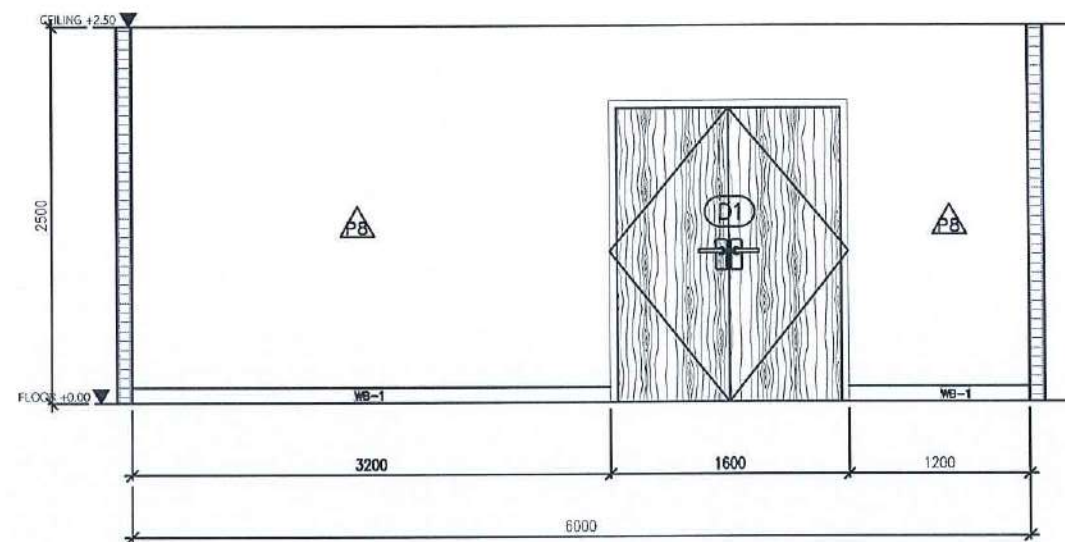

ELEVATION

E4

SCALE 1 : 50

PROJECT :

งานปรับปรุงอาคาร คณะพยาบาลศาสตร์
มหาวิทยาลัยราชภัฏนครสวรรค์

ASSOCIATE ENGINEER :

ฐานันดรย์ หลานพานิช ทย. 63152

ASSOCIATE ARCHITECTS :

พศพล ธรรมศิลป์บุญดี ภ-สถ. 20411

ARCHITECTS :

วสิน สมนะวงษ์ ภ-สถ 21677

INTERIOR DESIGNER :

ELECTRICAL ENGINEER :

ภูไท อภัยสุน ภพท. 46872

DRAWING BY :

วสิน สมนะวงษ์

REVISION

CHECKED

DATE

CUSTOMER :

DRAWING TITEL :

STAUTA :


DRAWING No.

CHECKED BY :

APPROVED BY :

DATE : 20.10.2568

วสิน สมนะวงษ์

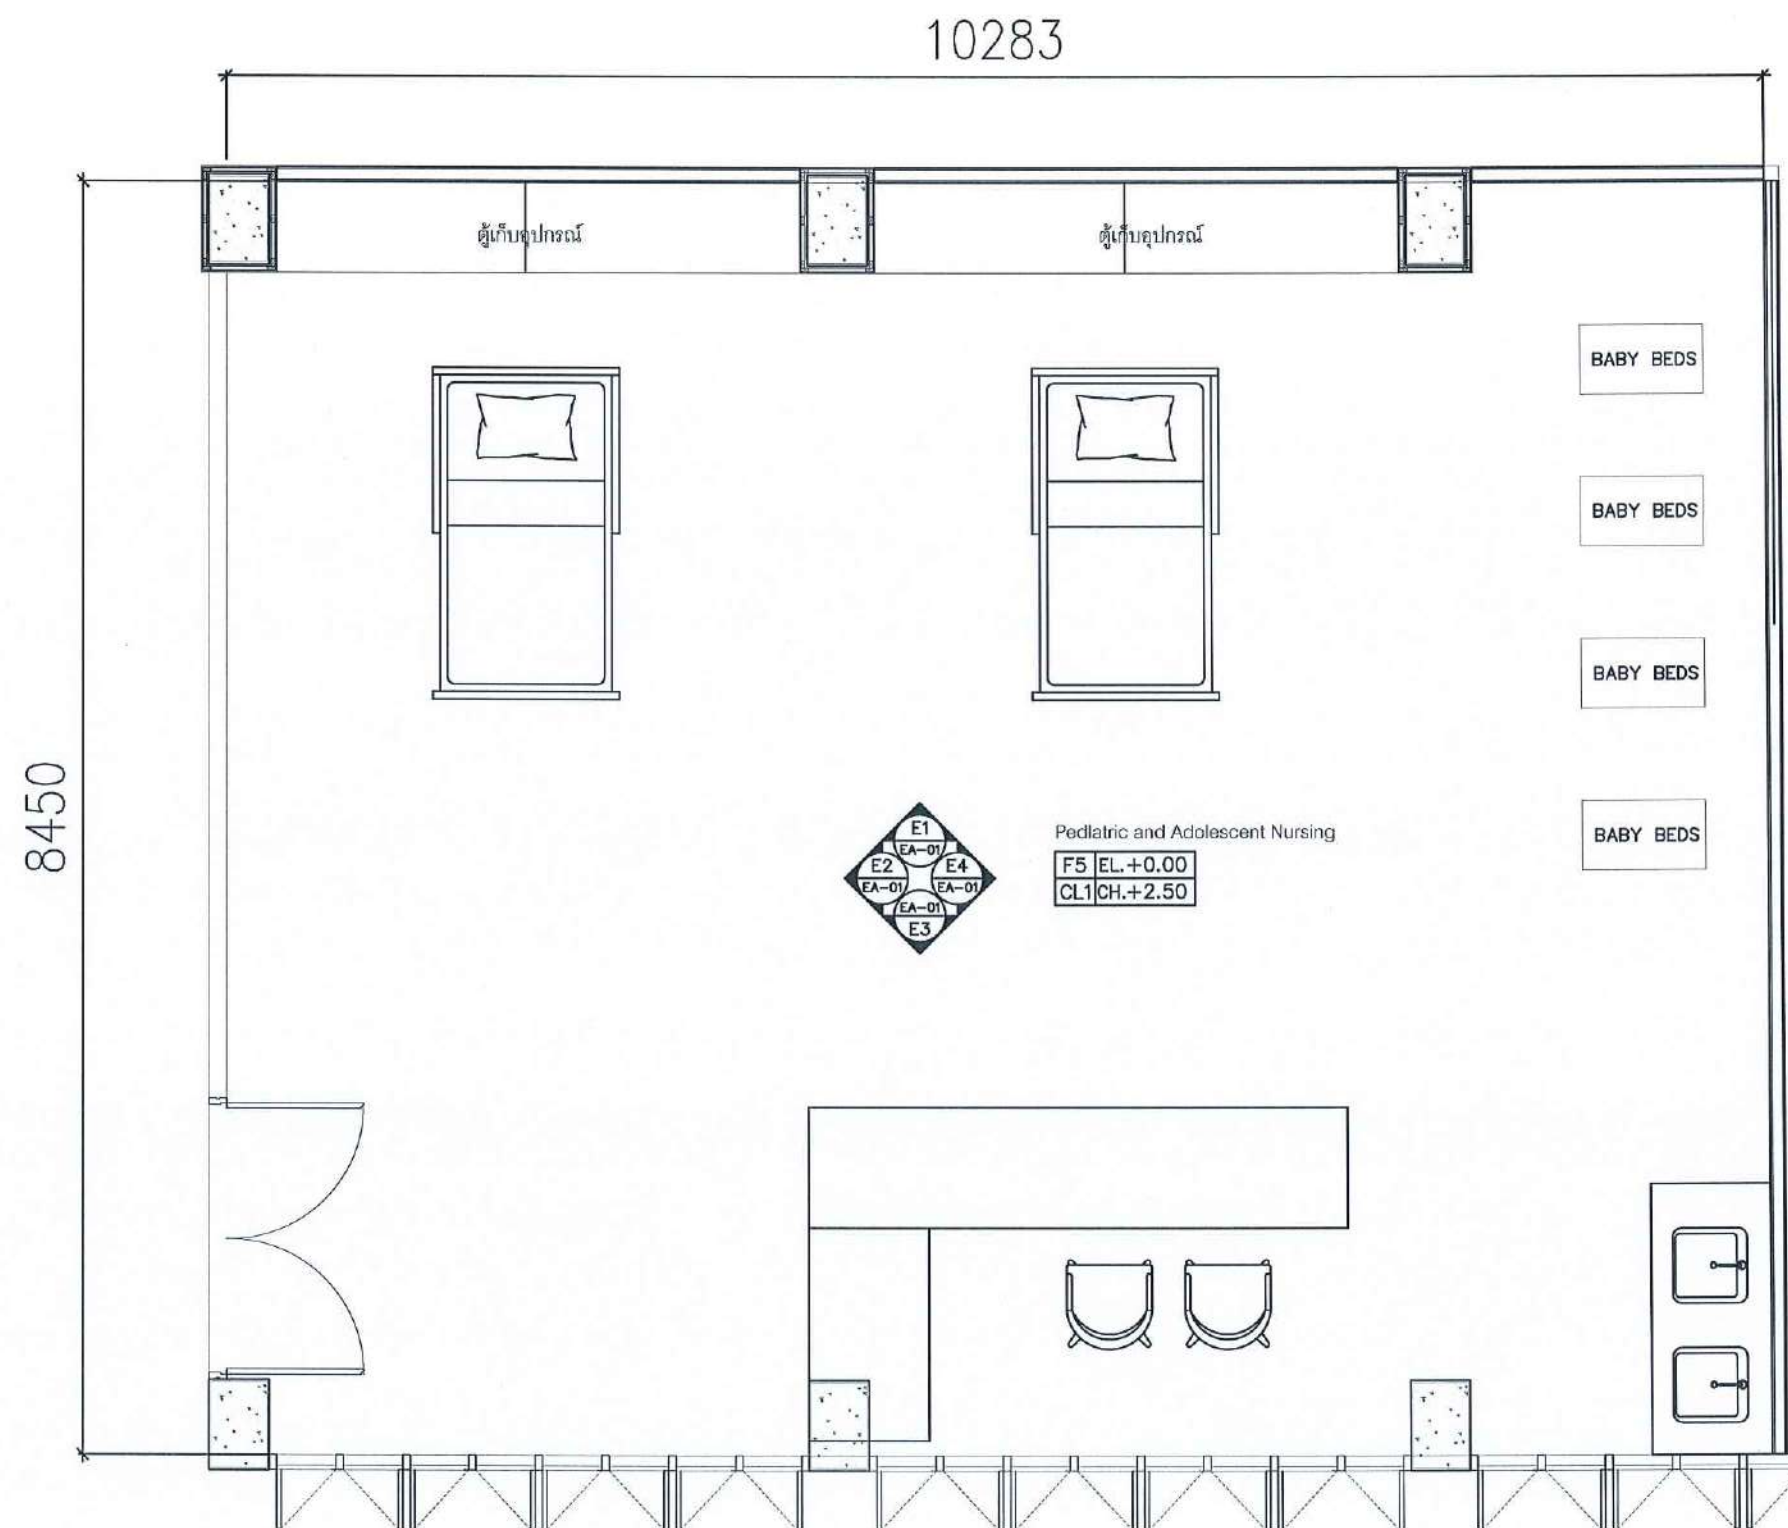

FURNITURE LAY OUT PLAN

SCALE 1 : 50

PROJECT :

งานปรับปรุงอาคาร คณะพยาบาลศาสตร์
มหาวิทยาลัยราชภัฏนครสวรรค์

ASSOCIATE ENGINEER :

ฐานันดรย์ ห่วงพณิช ภย. 63152

ASSOCIATE ARCHITECTS :

พศพล อรรณศิริบุญฤดี ภ-สถ. 20411

ARCHITECTS :

วสิน สมนะวงษ์ ภ-สถ 21677

INTERIOR DESIGNER :

ELECTRICAL ENGINEER :

ภูไท อภัยสุน ภพท. 46872

DRAWING BY :

วสิน สมนะวงษ์


REVISION	CHECKED	DATE

CUSTOMER :

DRAWING TITEL :

STAUTA :	DRAWING No.
CHECKED BY :	
APPROVED BY :	
DATE : 20.10.2568	

วสิน สมนะวงษ์ ฐานันดรย์ ห่วงพณิช ภูไท อภัยสุน

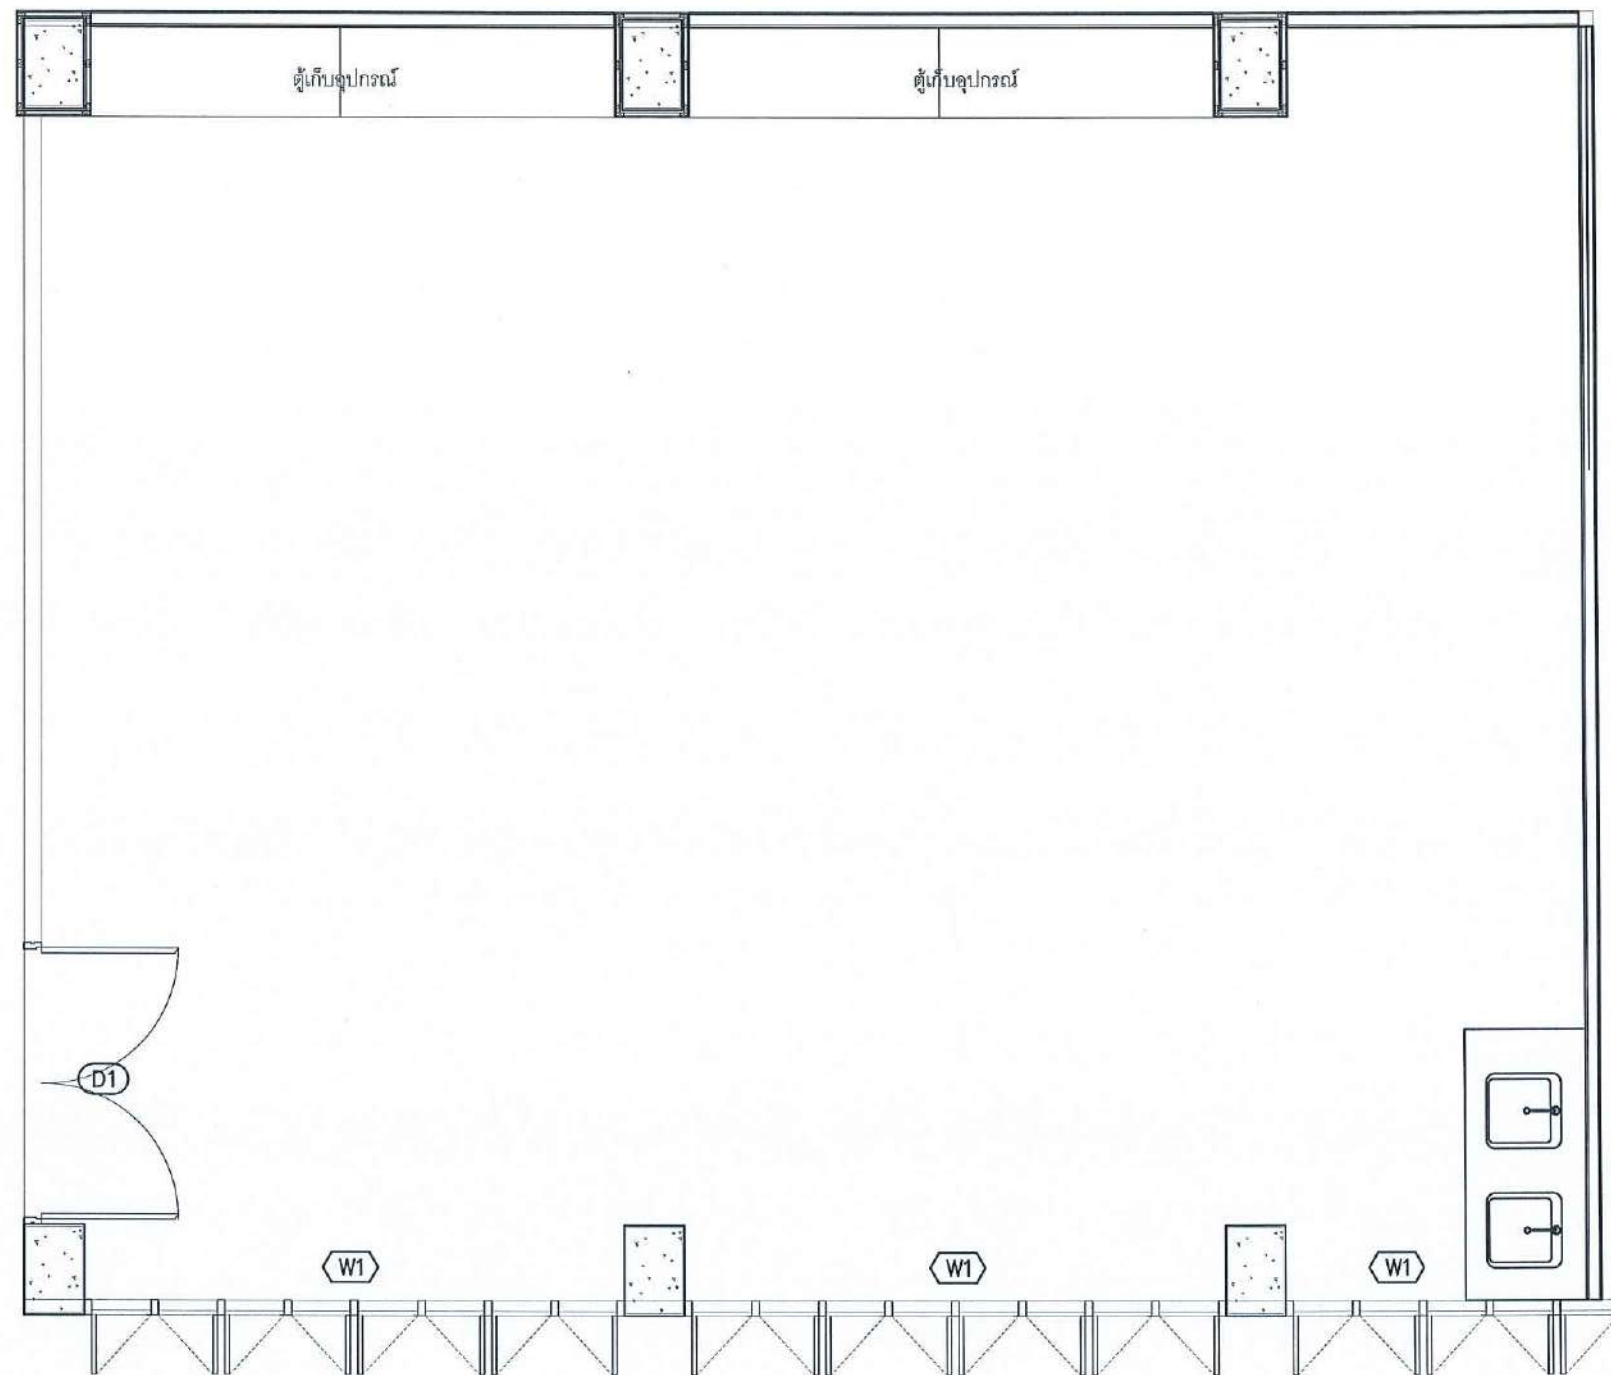


PROJECT :		
งานปรับปรุงอาคาร คณะพยาบาลศาสตร์ มหาวิทยาลัยราชภัฏนครสวรรค์		
ASSOCIATE ENGINEER :		
ฐานันดรย์ หล่มพานิช ภย. 63152		
ASSOCIATE ARCHITECTS :		
ทศพล ธรรมศิลป์บุษิต ภา-สถ. 20411		
ARCHITECTS :		
วสิน สมนะวงษ์ ภา-สถ 21677		
INTERIOR DESIGNER :		
ELECTRICAL ENGINEER :		
ภูไท อภัยสุน ภาทก. 46872		
DRAWING BY : ภูไท อภัยสุน		
วสิน สมนะวงษ์		
REVISION	CHECKED	DATE
CUSTOMER :		
DRAWING TITEL :		
STAUTA :	DRAWING No.	
CHECKED BY :		
APPROVED BY :		
DATE : 20.10.2568		

D1	ประตูบานเปิดคู่ หน้าบานไม้เนื้อแข็งติดทับด้วยลามิเนตลายไม้ ขนาด 1.90 x 2.00 m CODE:4713-WM(Wilsonart) พร้อมติดตั้งอุปกรณ์ครบชุด

W1	หน้าต่างเดิมโครงการ

DOOR AND WINDOW LAYOUT PLAN SCALE 1 : 50

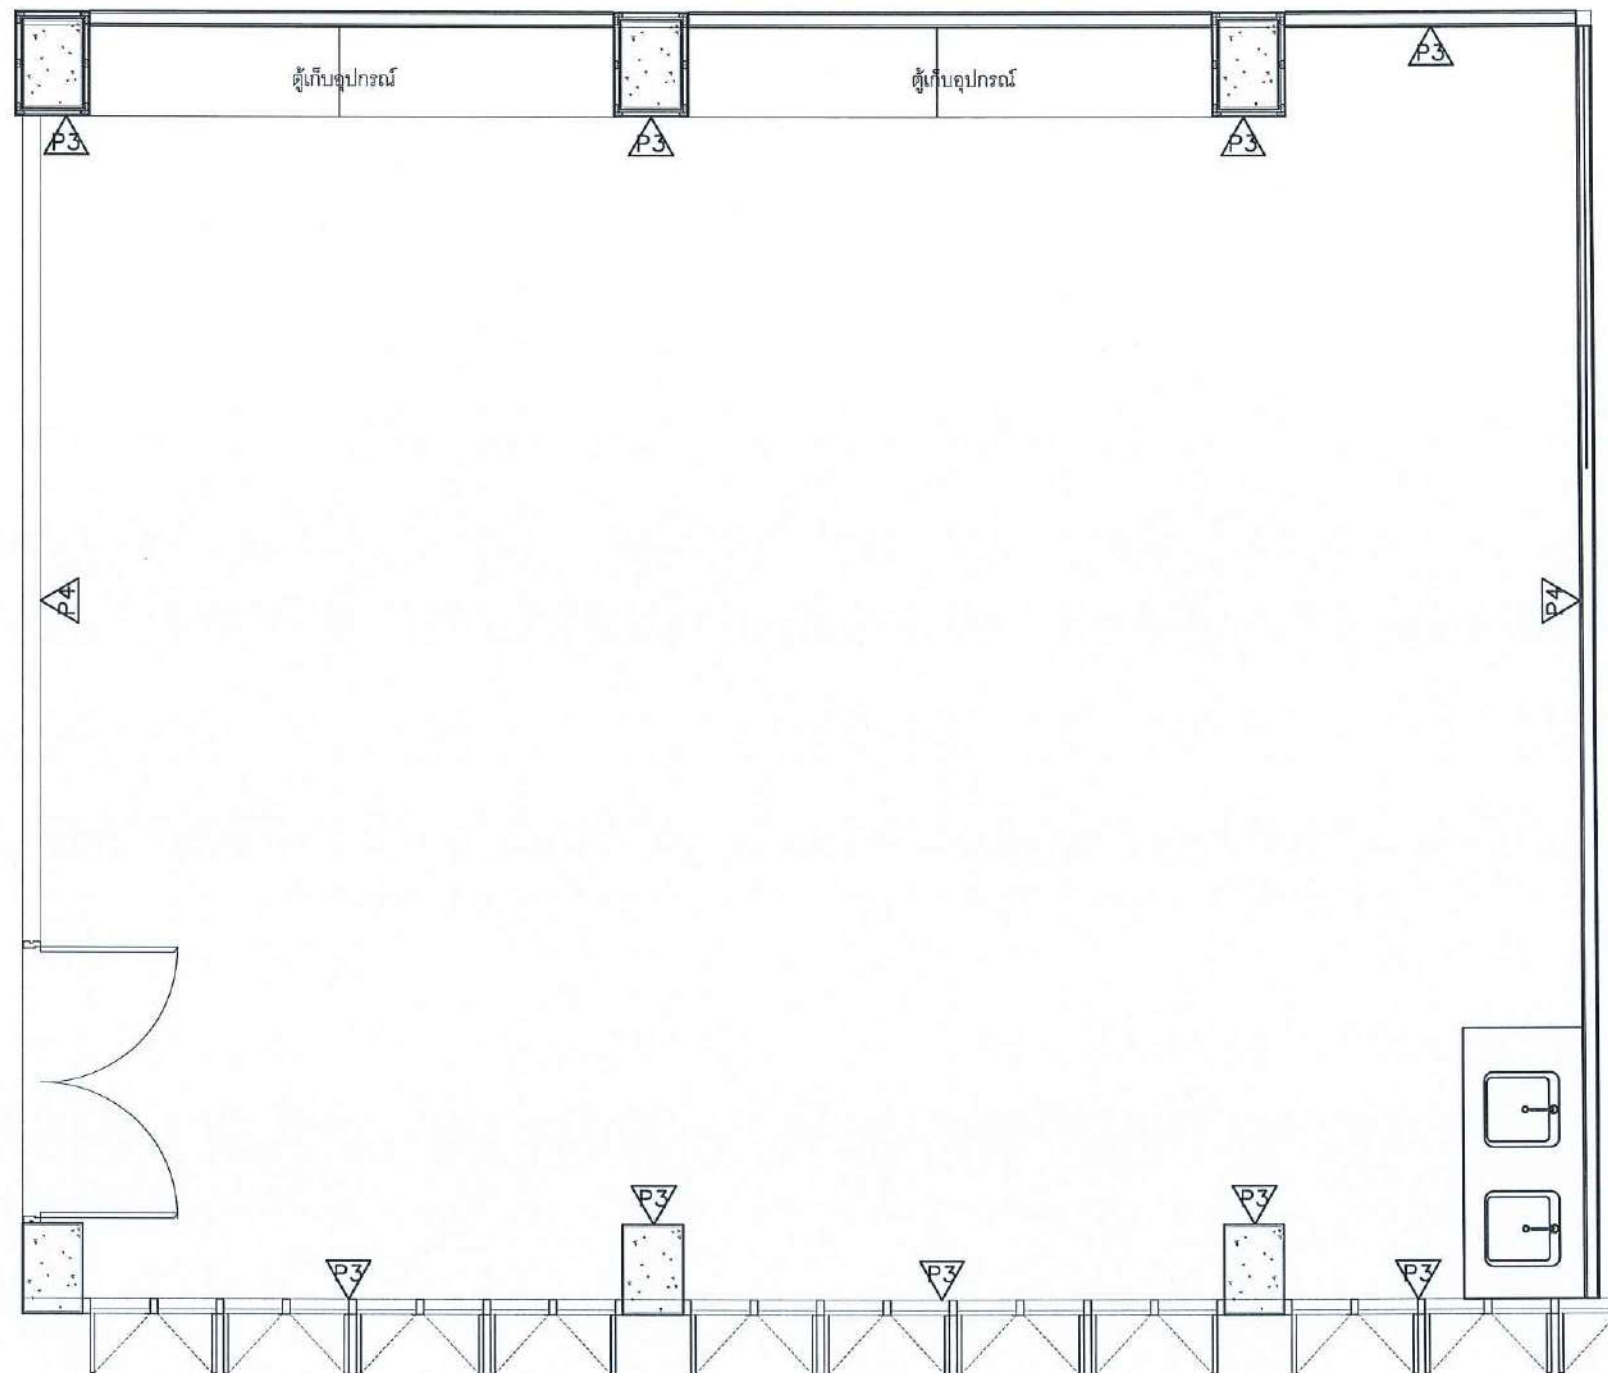

	ผนังเดิม ทาสี ACRYLIC 100% ชนิดทาภายใน สีเบเยอร์ 091-1
	ผนังยิปซัมบอร์ด 12 มม.ขอบเรียบ ฉาบเรียบ โครงเคร่าโลหะชุบสังกะสี ทาสี ACRYLIC 100% ชนิดทาภายใน สีเบเยอร์ 091-1

WALL LAYOUT PLAN

Signature *Signature* *Signature*

SCALE 1 : 50

PROJECT :

งานปรับปรุงอาคาร คณะพยาบาลศาสตร์
มหาวิทยาลัยราชภัฏนครสวรรค์

ASSOCIATE ENGINEER :

ฐานันดร ห่วงพานิช ภย. 63152

ASSOCIATE ARCHITECTS :

ทศพล อรรณศิริบัญญัติ ภ-สถ. 20411

ARCHITECTS :

วสิน สมนะวงษ์ ภ-สถ 21677

INTERIOR DESIGNER :

ELECTRICAL ENGINEER :

ภูไท อภัยสุน ภพท. 46872

DRAWING BY : *Signature*


วสิน สมนะวงษ์

REVISION	CHECKED	DATE

CUSTOMER :


DRAWING TITEL :

STAUTA :	DRAWING No.
CHECKED BY :	
APPROVED BY :	
DATE : 20.10.2568	

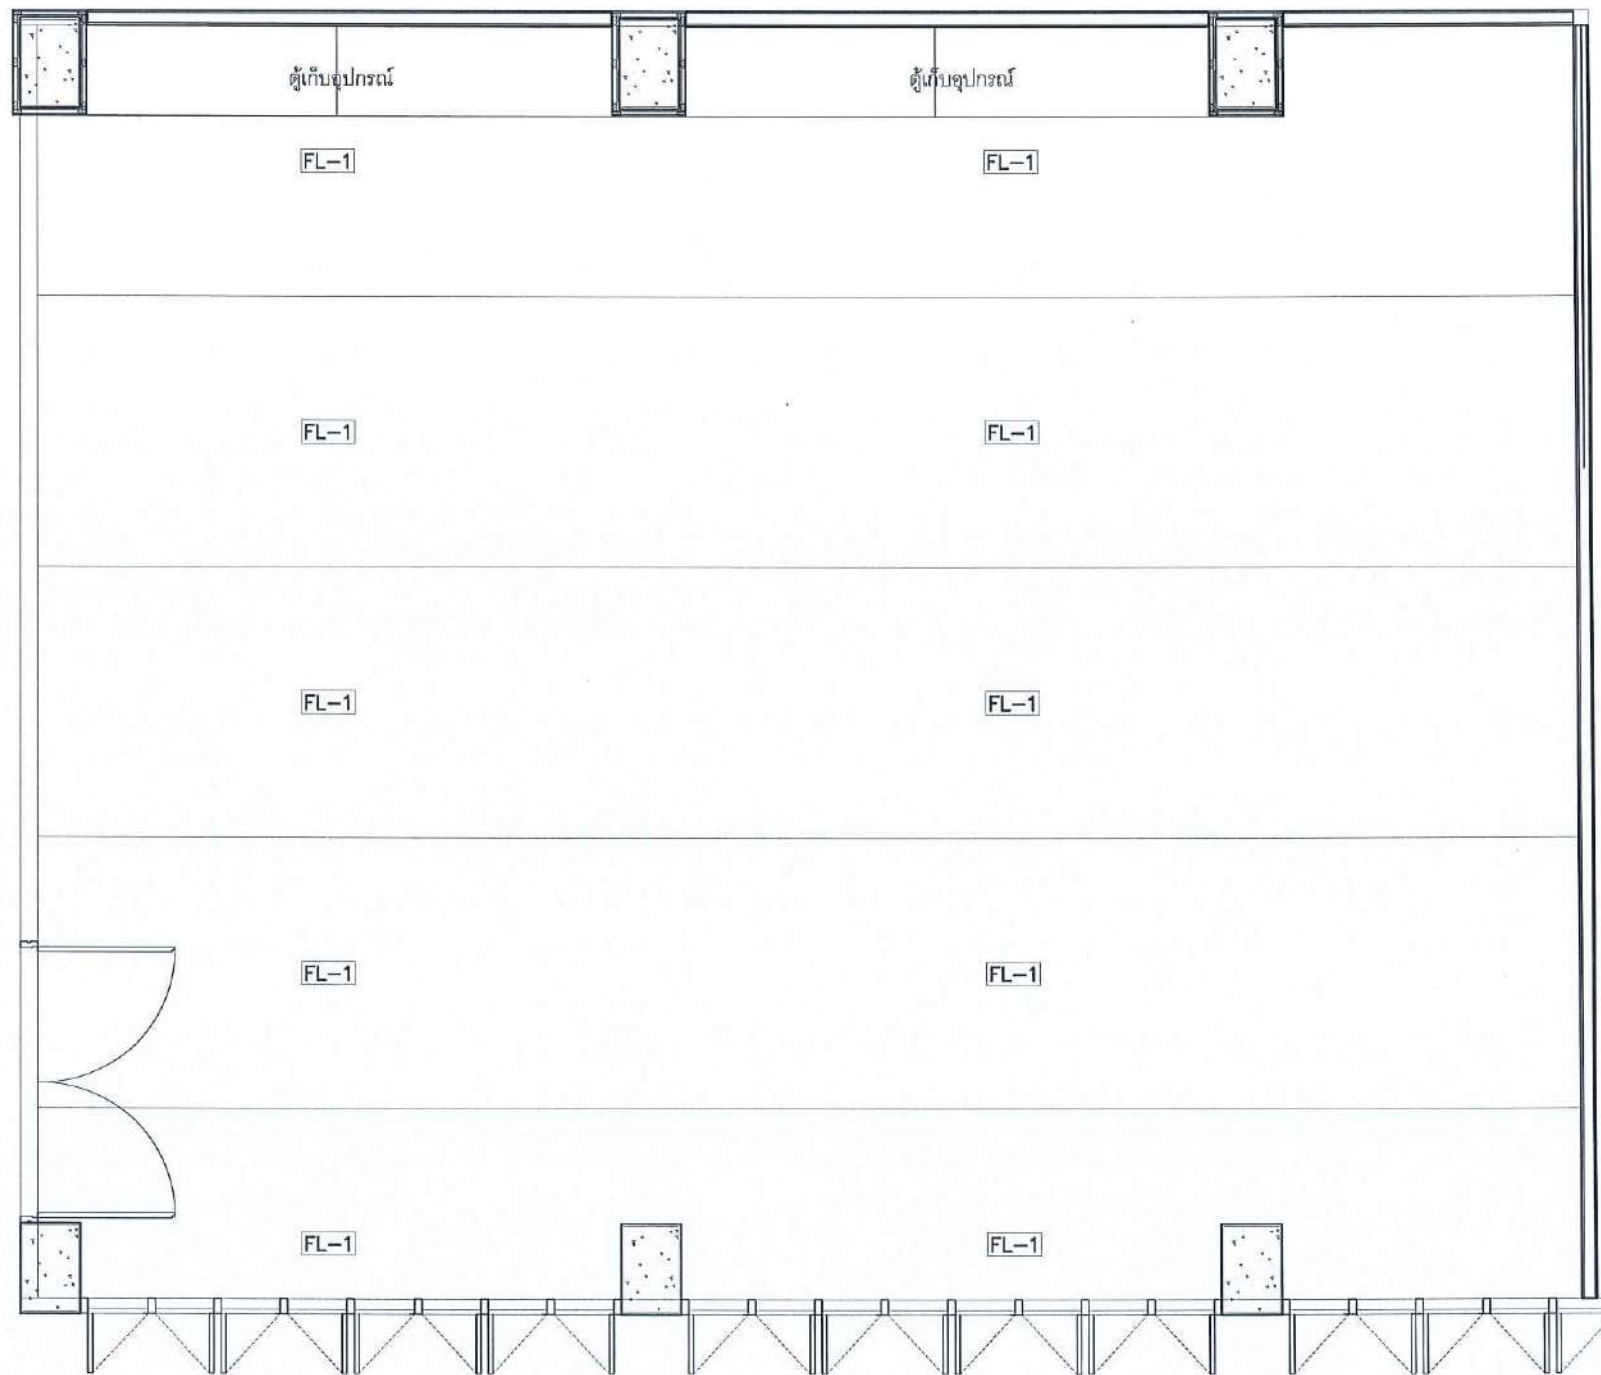

FL-1	กระเบื้องยางแบบม้วน หนาไม่น้อยกว่า 1.80 มม ยี่ห้อ ECOCLICK / Dinoflex หรือเทียบเท่า
WB-1	บัวยาง 10 ซม
—	รอยต่อกระเบื้องยาง

 FLOOR PATTERN PLAN

SCALE 1 : 50

PROJECT :

งานปรับปรุงอาคาร คณะพยาบาลศาสตร์
มหาวิทยาลัยราชภัฏนครสวรรค์

ASSOCIATE ENGINEER :

ฐานันดรย์ หลานพานิช ภย. 63152

ASSOCIATE ARCHITECTS :

ทศพล ธรรมศิลป์ ภูติ ภ-สถ. 20411

ARCHITECTS :

วสิน สมนะวงษ์ ภ-สถ 21677

INTERIOR DESIGNER :

ELECTRICAL ENGINEER :

ภูไท อภัยสุน ภพก. 46872

DRAWING BY :

วสิน สมนะวงษ์

REVISION	CHECKED	DATE

CUSTOMER :


DRAWING TITEL :

STAUTA :	DRAWING No.
----------	-------------

CHECKED BY :

APPROVED BY :

DATE : 20.10.2568

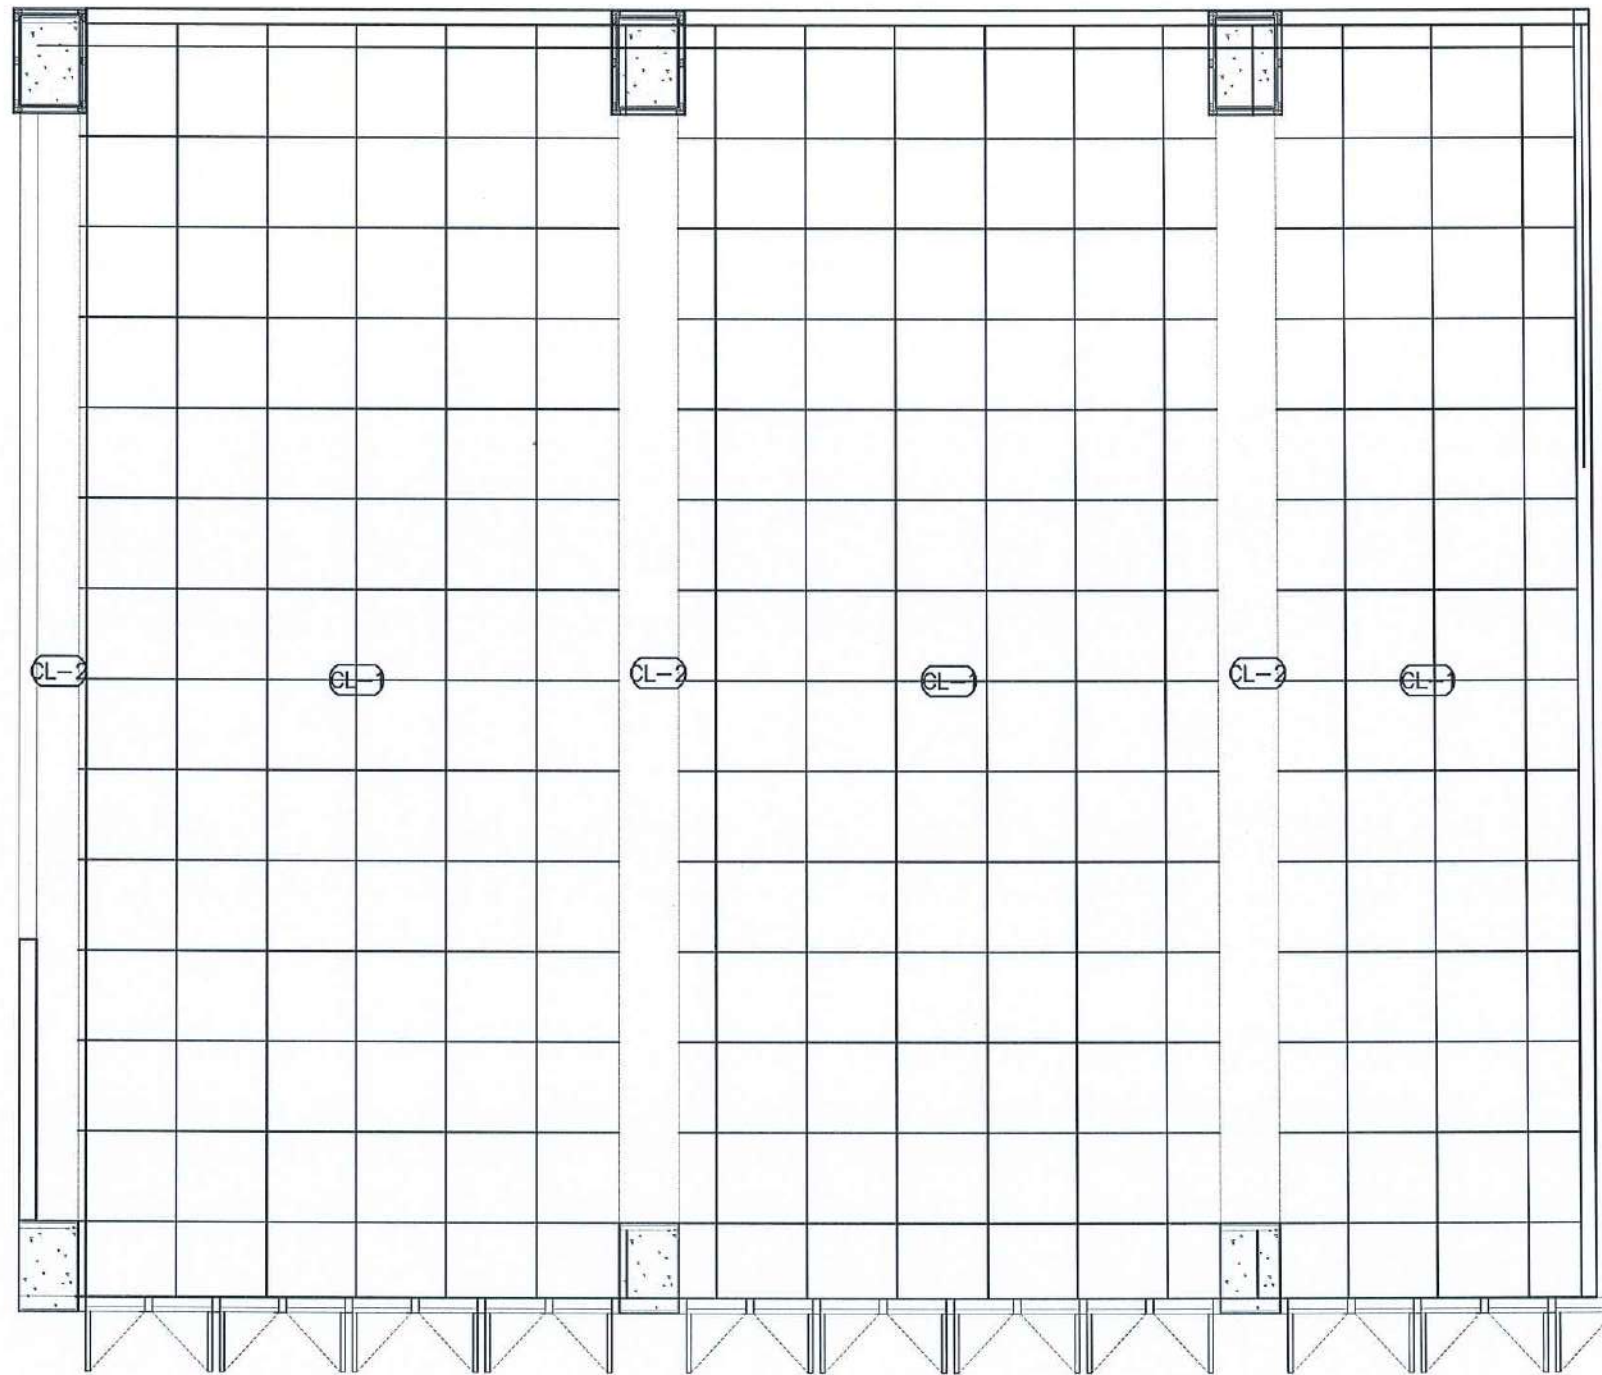

CL-1	ผ้าเพดาน ACOUSTIC T-BAR 60x60 CM.
CL-2	ฉาบเติมอาคารทาสี (เทียบสีผ้าAcoustic)

CEILING PLAN

Signature and date: 2567 3/10/2567

Signature

SCALE 1 : 50

PROJECT :

งานปรับปรุงอาคาร คณะพยาบาลศาสตร์
มหาวิทยาลัยราชภัฏนครสวรรค์

ASSOCIATE ENGINEER :

ฐานันดร หลั่นพานิช ทย. 63152

ASSOCIATE ARCHITECTS :

ทศพล อรรณพศิลป์บุญดี ภา-สถ. 20411

ARCHITECTS :

วศิน สมนะวงษ์ ภา-สถ 21677

INTERIOR DESIGNER :

ELECTRICAL ENGINEER :

ภูไท อภัยสุน ภพท. 46872

DRAWING BY : วศิน สมนะวงษ์


วศิน สมนะวงษ์

REVISION	CHECKED	DATE

CUSTOMER :

DRAWING TITEL :

STAUTA :	DRAWING No.
CHECKED BY :	
APPROVED BY :	
DATE : 20.10.2568	

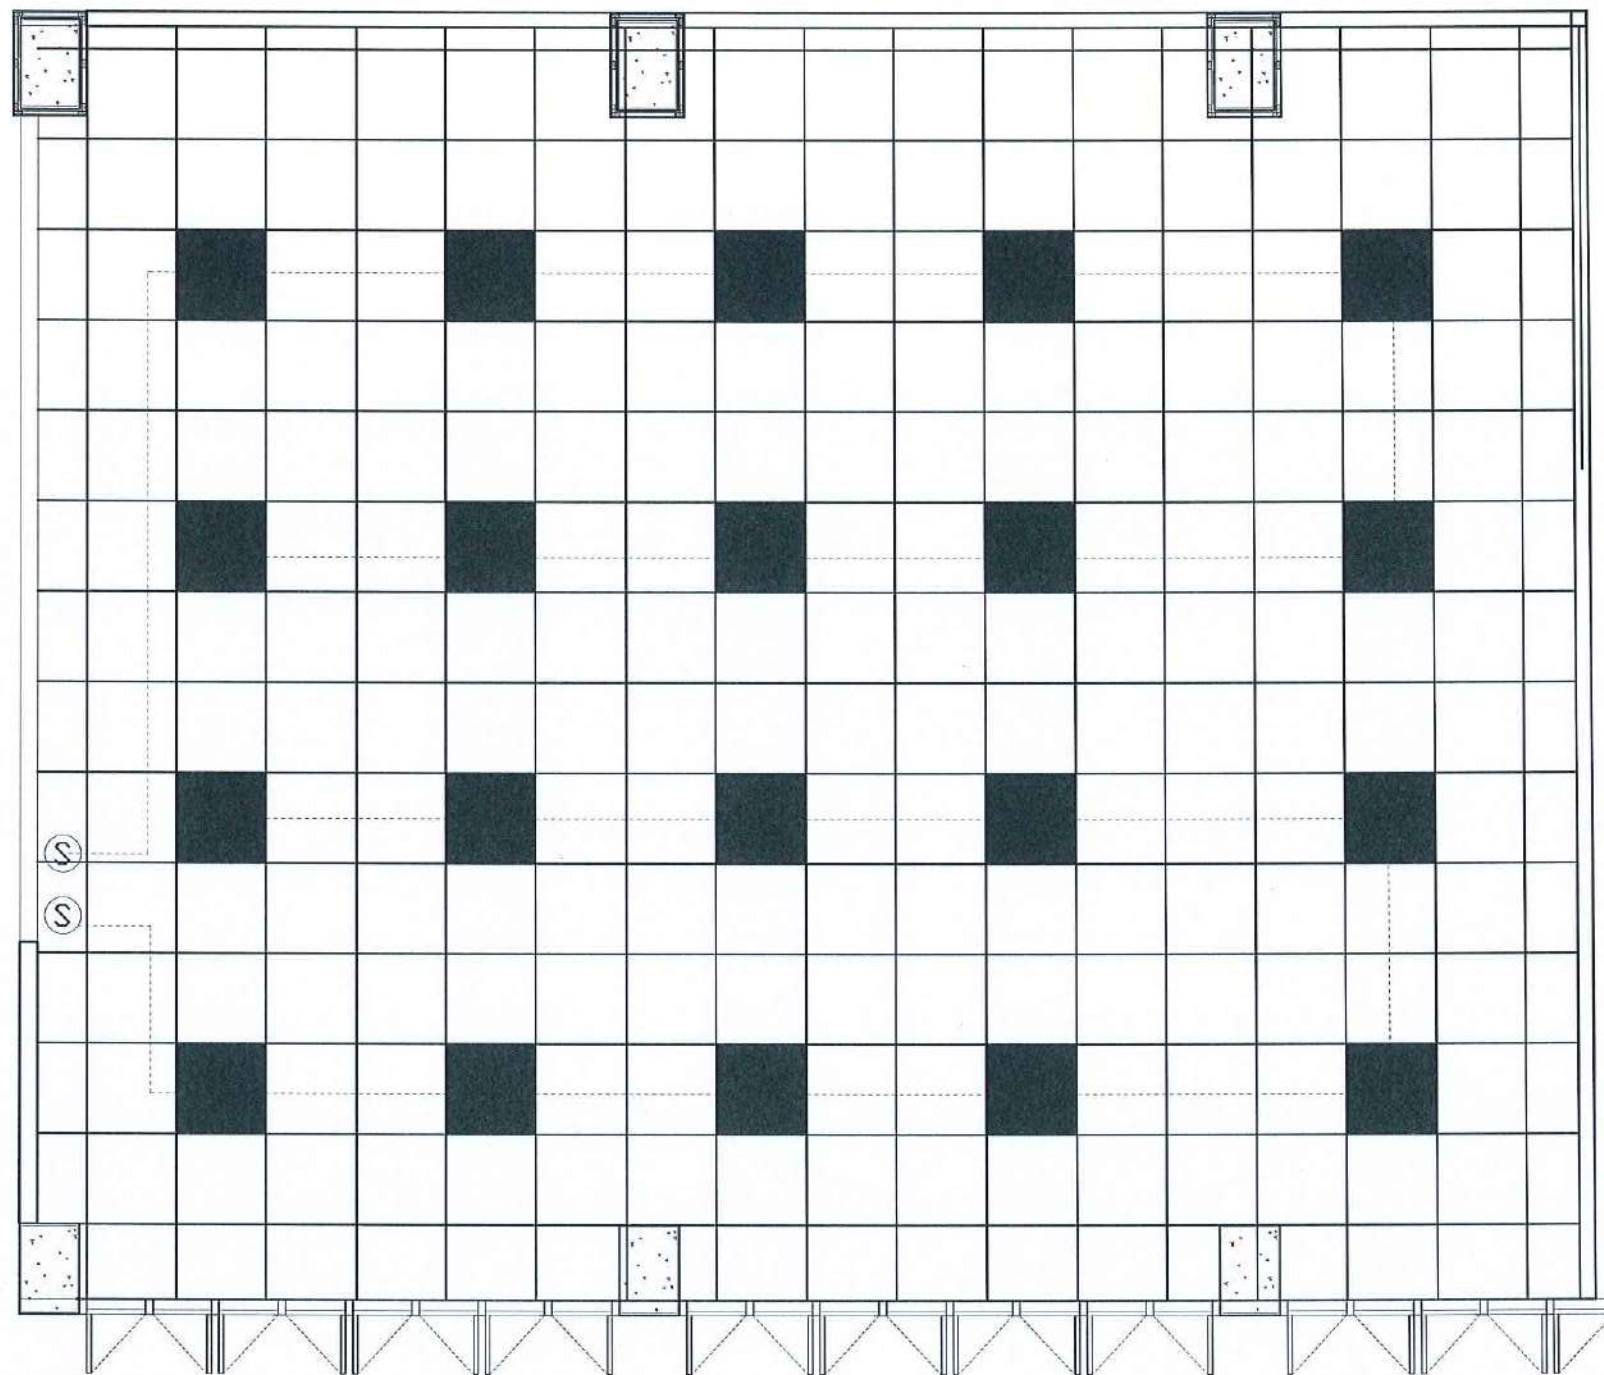

	PANEL LIGHT 60x60 CM.
	SWITCH

LIGHTING PLAN

Signature

Signature

Signature

SCALE 1 : 50

PROJECT :

งานปรับปรุงอาคาร คณะพยาบาลศาสตร์
มหาวิทยาลัยราชภัฏนครสวรรค์

ASSOCIATE ENGINEER :

ฐานันดรย์ ห่อนพานิช ภย. 63152

ASSOCIATE ARCHITECTS :

ทศพล ธรรมศิลป์บุญดี ภ-สถ. 20411

ARCHITECTS :

วสิน สมนะวงษ์ ภ-สถ 21677

INTERIOR DESIGNER :

ELECTRICAL ENGINEER :

ภูไท อภัยสุน ภพก. 46872

DRAWING BY : *Signature*


วสิน สมนะวงษ์

REVISION	CHECKED	DATE

CUSTOMER :

DRAWING TITEL :

STAUTA :	DRAWING No.
CHECKED BY :	
APPROVED BY :	
DATE : 20.10.2568	

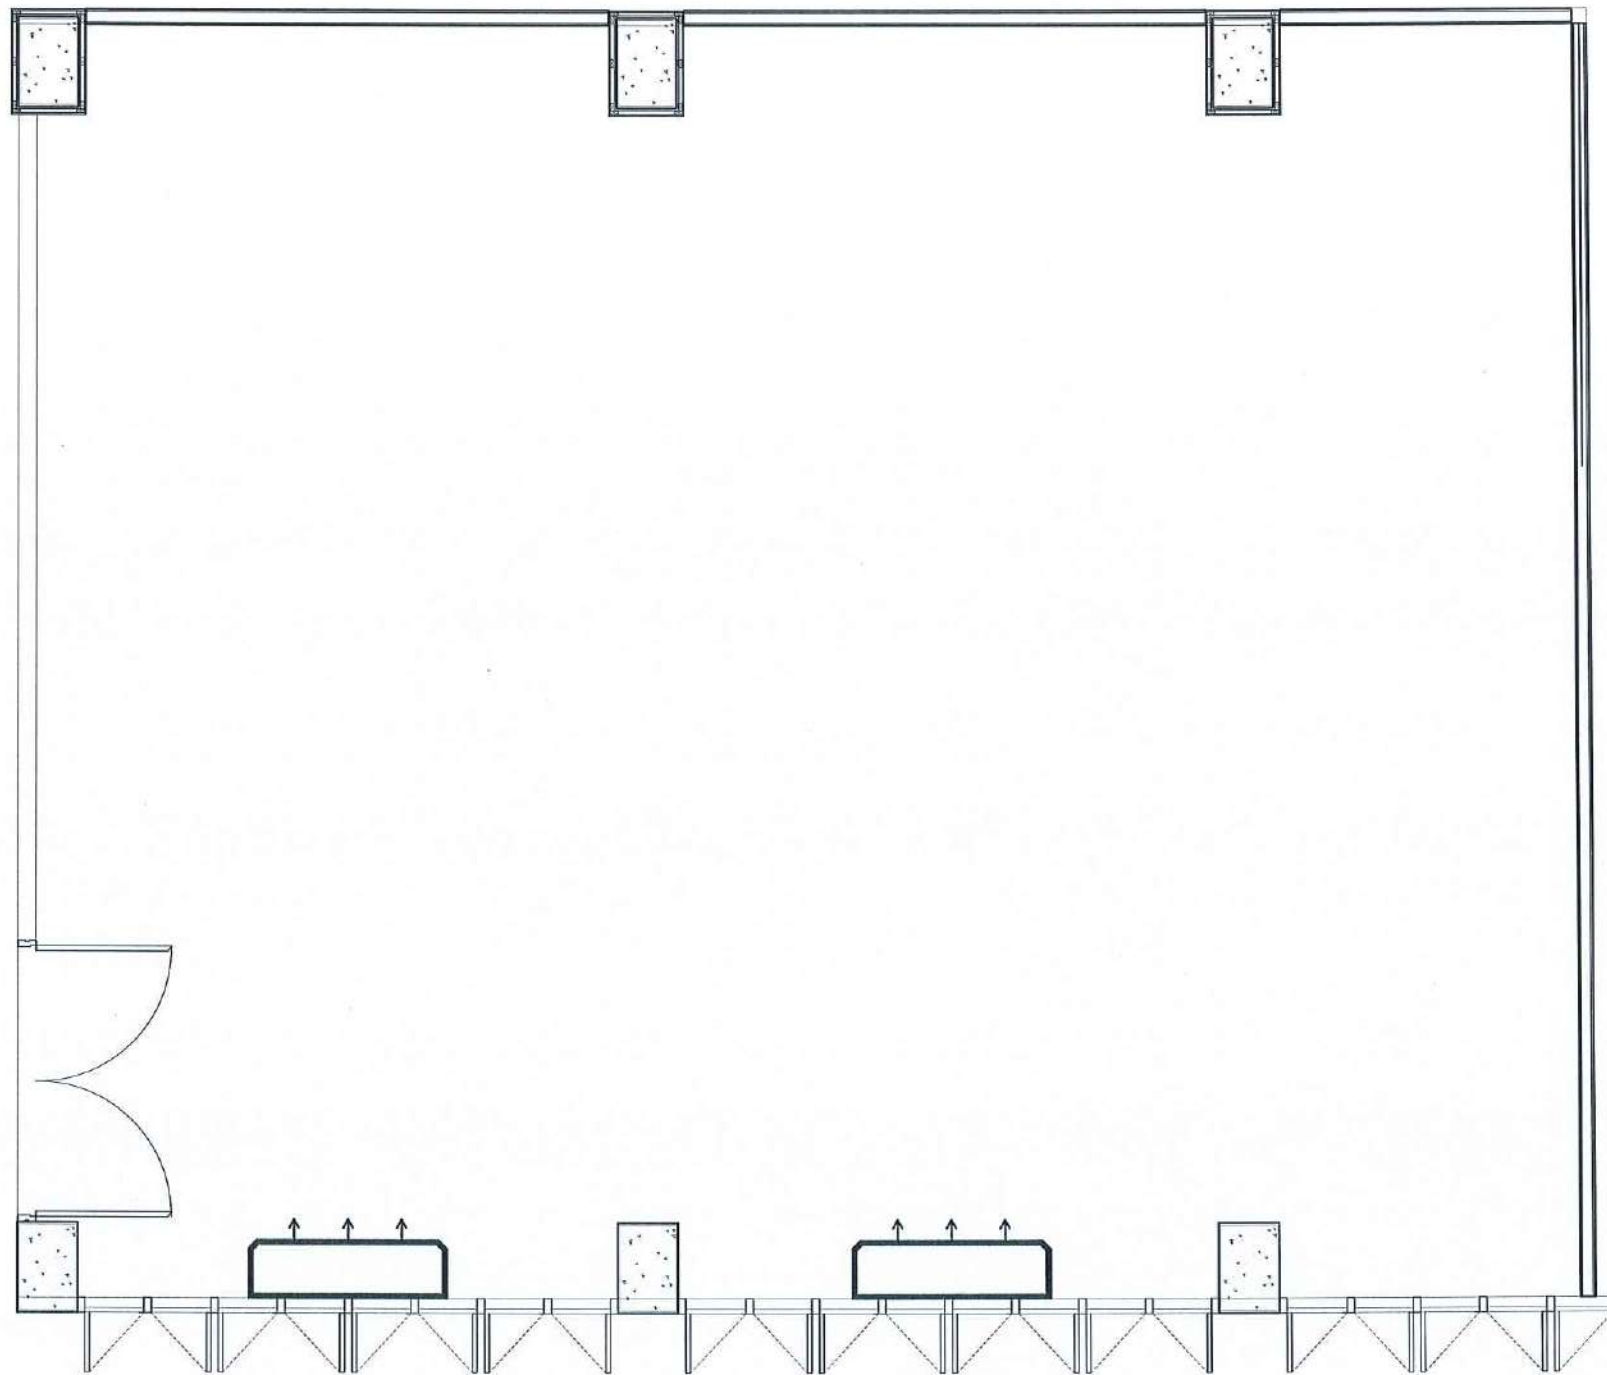

AIR CONDITIONER SYMBOLS			
	แอร์เติม		
	COMPRESSOR		

AIR CONDITIONER PLAN

Signature

16/10/2568

Signature

SCALE 1 : 50

PROJECT :

งานปรับปรุงอาคาร คณะพยาบาลศาสตร์
มหาวิทยาลัยราชภัฏนครสวรรค์

ASSOCIATE ENGINEER :

ฐานันดร ห่อวนพานิช ภย. 63152

ASSOCIATE ARCHITECTS :

ทศพล ธรรมศิลป์นิติ ภา-สถ. 20411

ARCHITECTS :

วสิน ธรรมะวงษ์ ภา-สถ 21677

INTERIOR DESIGNER :

ELECTRICAL ENGINEER :

ภูไท อภัยสุน ภพท. 46872

DRAWING BY :

วสิน ธรรมะวงษ์

REVISION	CHECKED	DATE

CUSTOMER :


DRAWING TITEL :

STAUTA :	DRAWING No.
----------	-------------

CHECKED BY :

APPROVED BY :

DATE : 20.10.2568

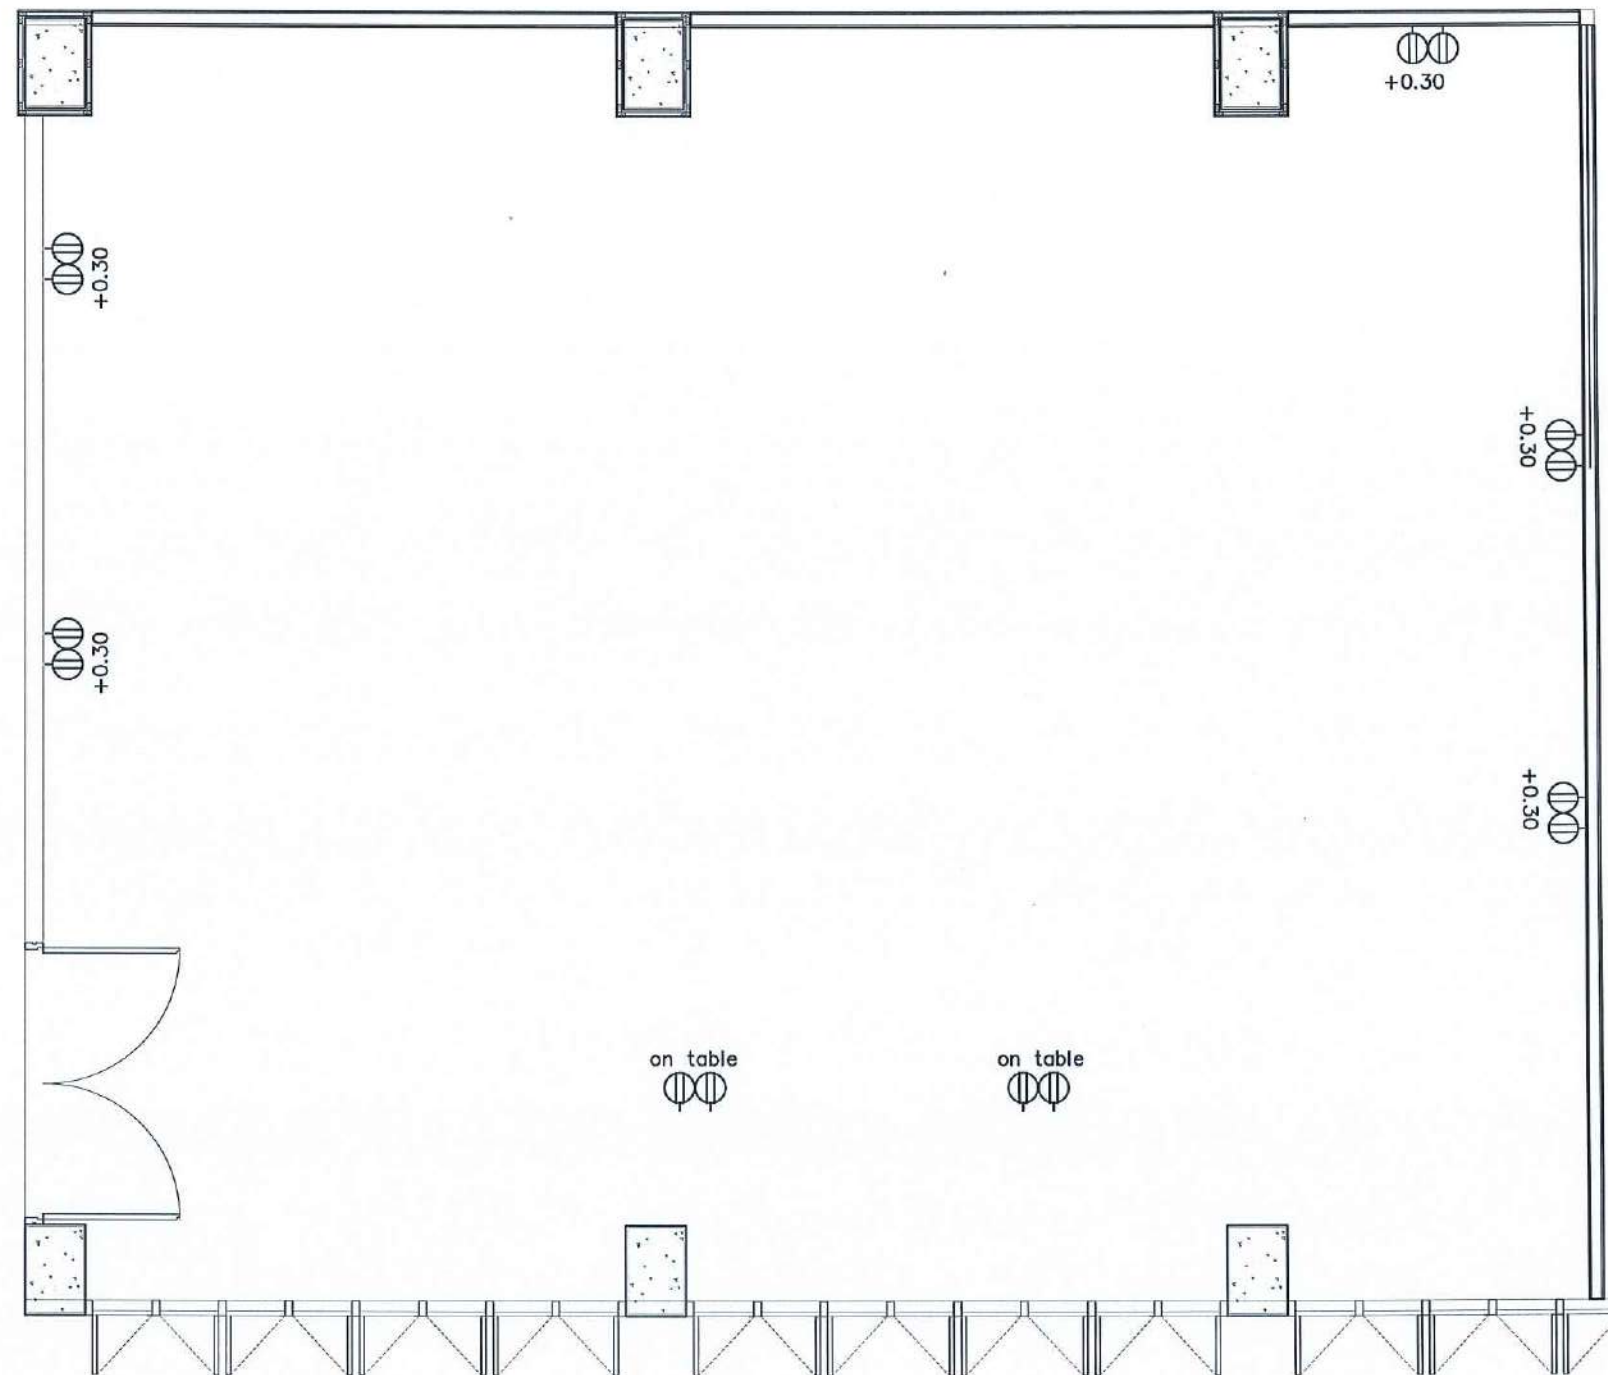

CCTV FINISHING SYMBOLS			
	CAMERA		NETWORK
	SWITCH		CONSUMER UNIT
	DUPLEX RECEPTACLE		ไม่คืดเสียง
	WALL SPEAKER		

POWER OUTLET PLAN

Dr. S. S. S.

Dr. S. S. S.

Dr. S. S. S.

SCALE 1 : 50

PROJECT :

งานปรับปรุงอาคาร คณะพยาบาลศาสตร์
มหาวิทยาลัยราชภัฏนครสวรรค์

ASSOCIATE ENGINEER :

สุวิทย์ วัฒนพานิช ภ.บ. 63152

ASSOCIATE ARCHITECTS :

ทศพล ธรรมศิริบุญดี ภ-สถ. 20411

ARCHITECTS :

วศิน สมนะวงษ์ ภ-สถ. 21677

INTERIOR DESIGNER :

ELECTRICAL ENGINEER :

สุวิทย์ วัฒนพานิช ภ.บ. 63152

DRAWING BY :


วศิน สมนะวงษ์

REVISION	CHECKED	DATE

CUSTOMER :

DRAWING TITEL :


STAUTA :	DRAWING No.
CHECKED BY :	
APPROVED BY :	
DATE : 20.10.2568	

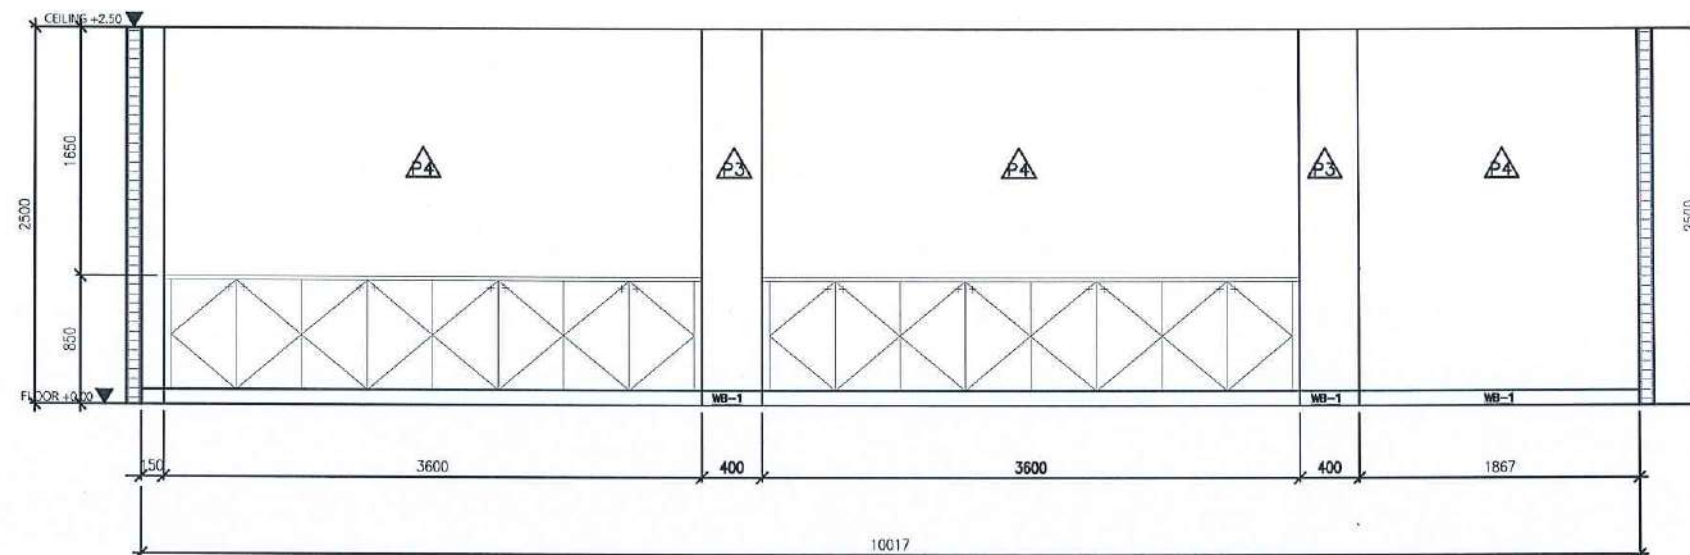

ELEVATION

E1

SCALE 1 : 50

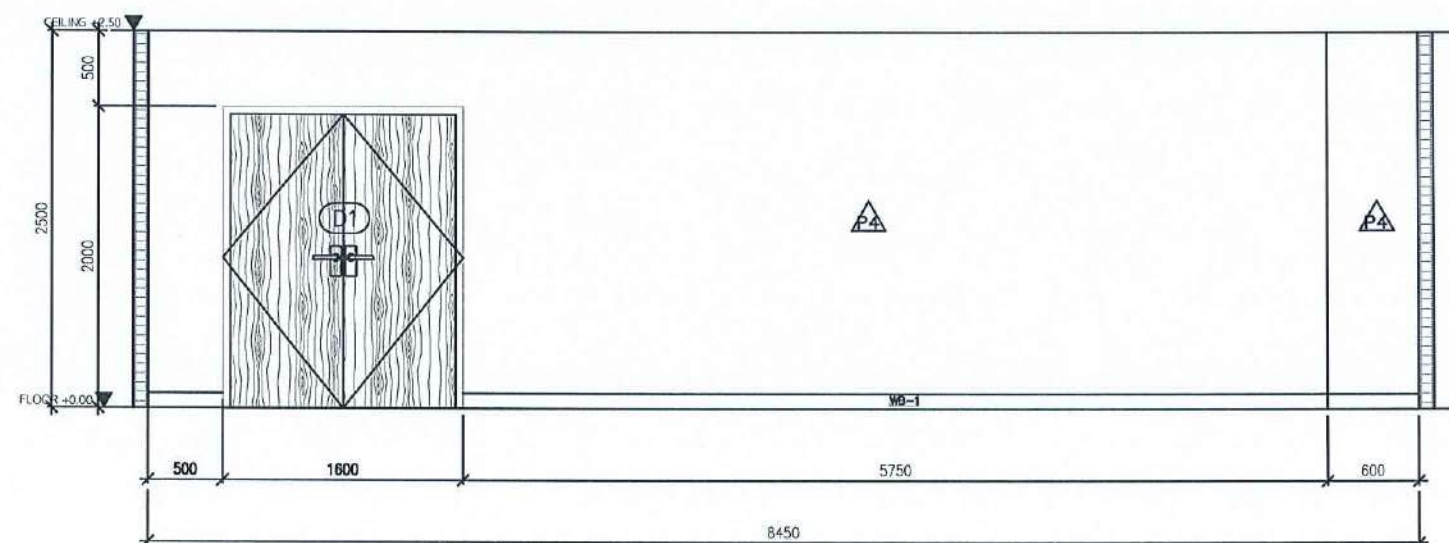

ELEVATION

E2

SCALE 1 : 50

PROJECT :

งานปรับปรุงอาคาร คณะพยาบาลศาสตร์
มหาวิทยาลัยราชภัฏนครสวรรค์

ASSOCIATE ENGINEER :

ฐานันดรย์ ห่อวนพานิช ภย. 63152

ASSOCIATE ARCHITECTS :

ทศพล ธรรมศิลป์นิติ ภา-สถ. 20411

ARCHITECTS :

วศิน สมนะวงษ์ ภา-สถ 21677

INTERIOR DESIGNER :

ELECTRICAL ENGINEER :

ภูไท อภัยสุน ภาพท. 46872

DRAWING BY :

วศิน สมนะวงษ์

REVISION

CHECKED

DATE

CUSTOMER :

DRAWING TITEL :


STAUTA :

DRAWING No.

CHECKED BY :

APPROVED BY :


DATE : 20.10.2568

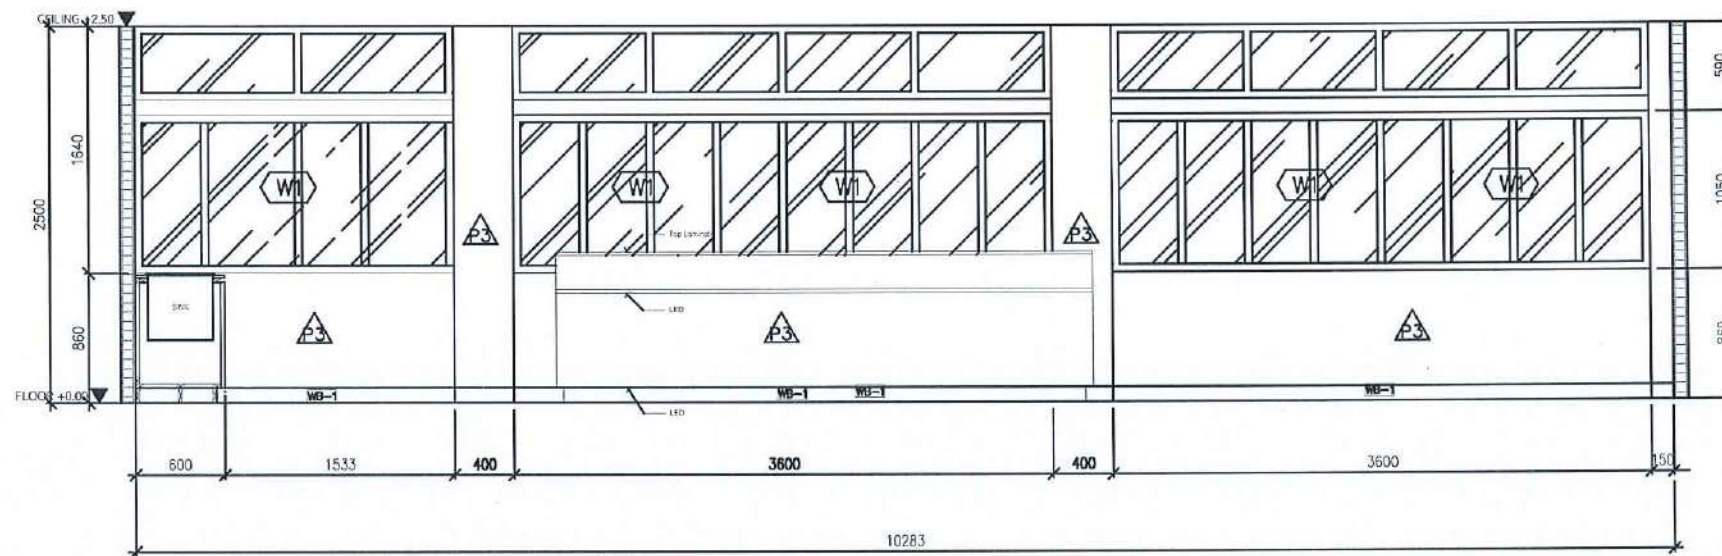

ELEVATION

E3

SCALE 1 : 50

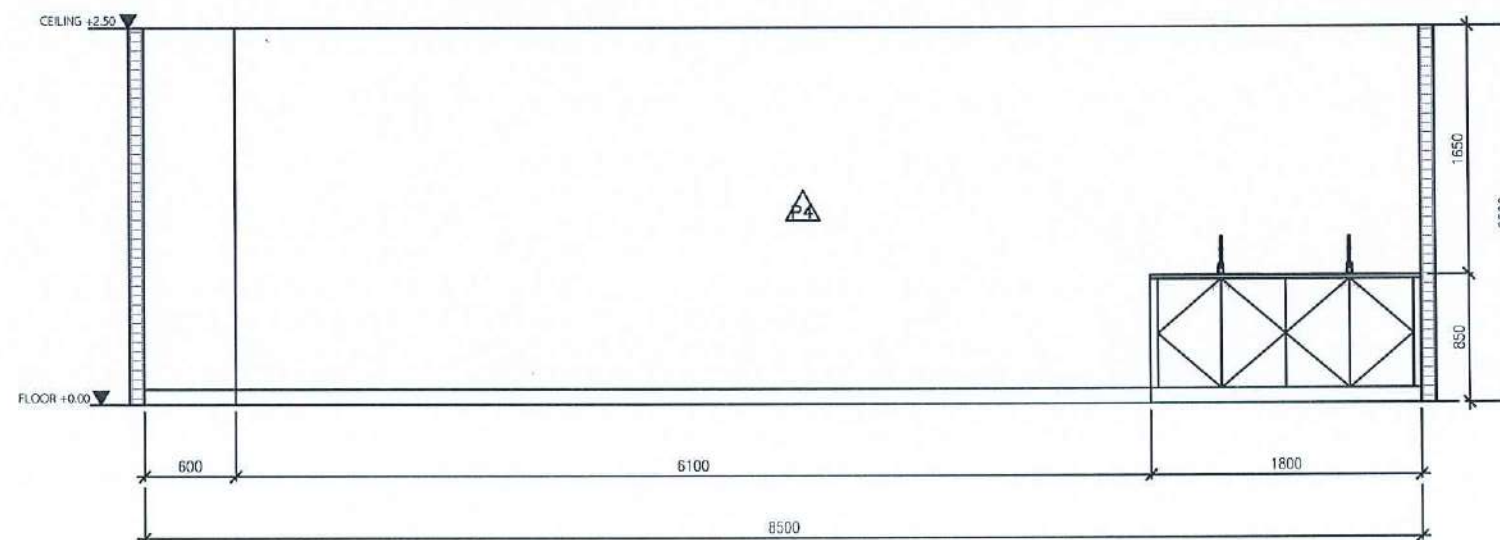

ELEVATION

E4

SCALE 1 : 50

PROJECT :

งานปรับปรุงอาคาร คณะพยาบาลศาสตร์
มหาวิทยาลัยราชภัฏนครสวรรค์

ASSOCIATE ENGINEER :

ฐานันตร์ หสวนพานิช ภย. 63152

ASSOCIATE ARCHITECTS :

ทศพล ธรรมศิลป์บุญดี ภา-สถ. 20411

ARCHITECTS :

วสิน สมนะวงษ์ ภา-สถ. 21677

INTERIOR DESIGNER :

ELECTRICAL ENGINEER :

ภูไท อภัยสุน ภพท. 46872

DRAWING BY : ภูไท อภัยสุน

วสิน สมนะวงษ์


REVISION	CHECKED	DATE

CUSTOMER :

DRAWING TITEL :

STAUTA :	DRAWING No.
CHECKED BY :	
APPROVED BY :	
DATE : 20.10.2568	

วสิน สมนะวงษ์ ภา-สถ. 21677

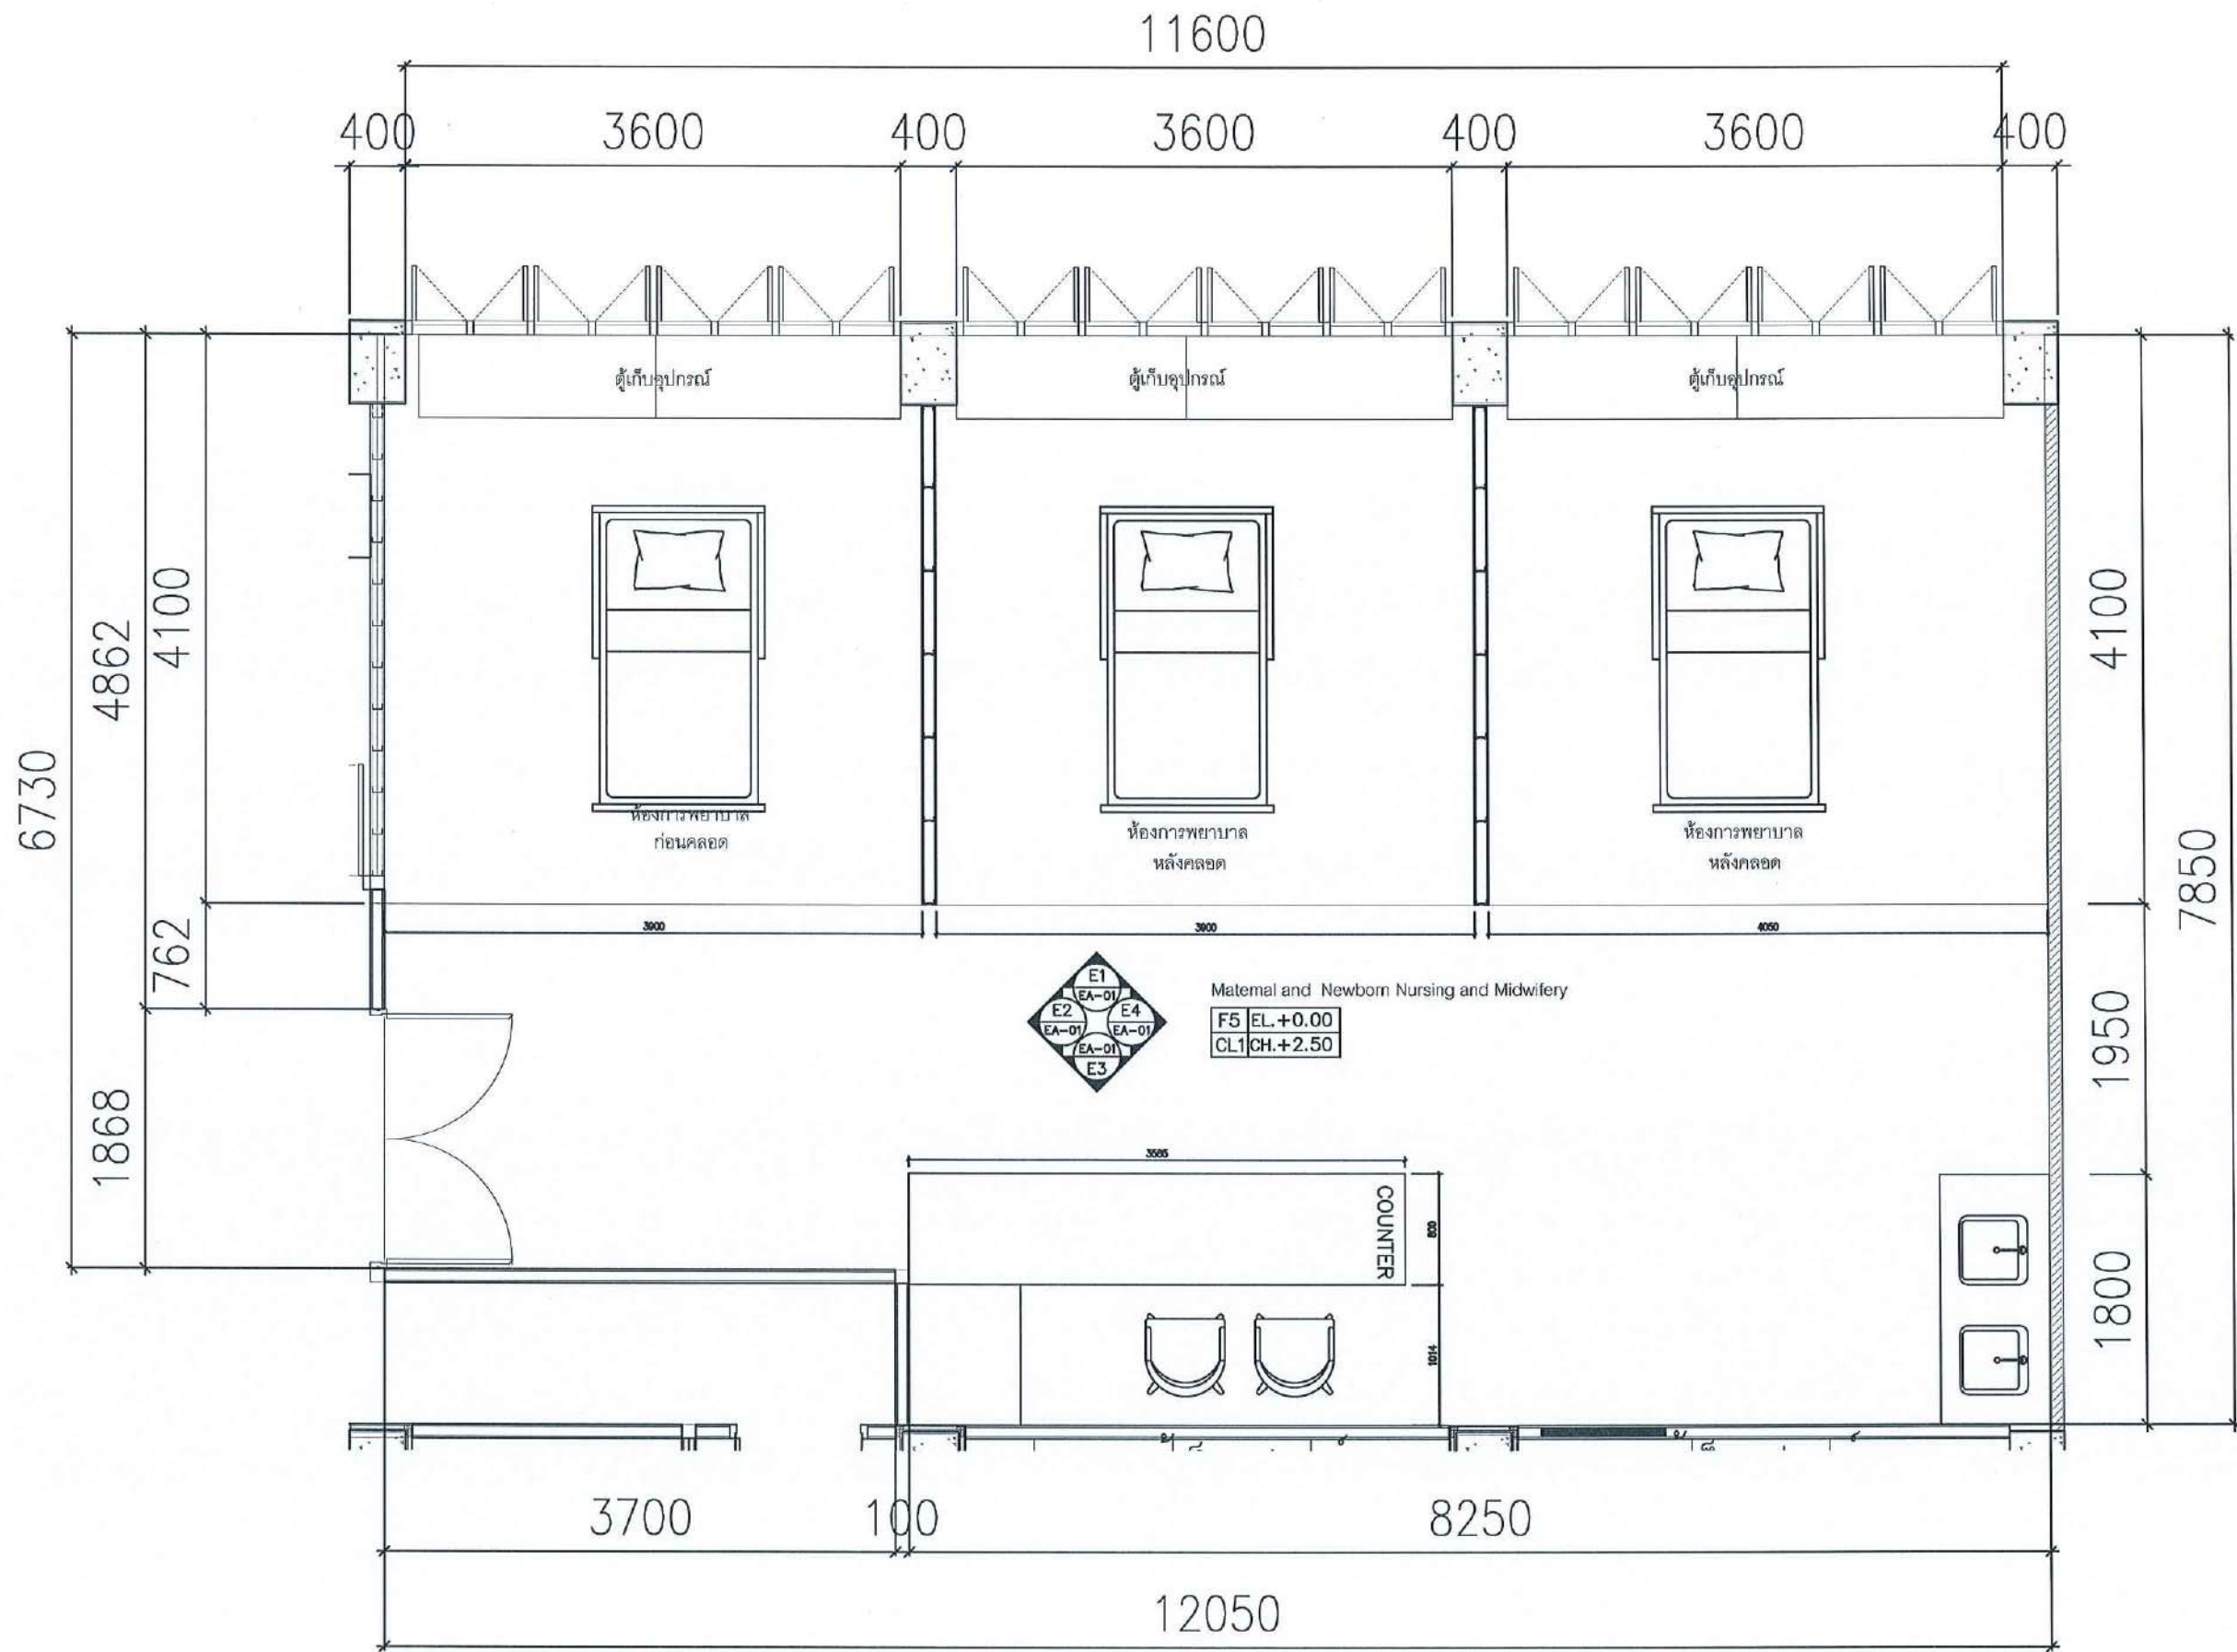

FURNITURE LAY OUT PLAN

Signature and Stamp

SCALE 1 : 50

PROJECT :

งานปรับปรุงอาคาร คณะพยาบาลศาสตร์
มหาวิทยาลัยราชภัฏนครสวรรค์

ASSOCIATE ENGINEER :

ฐานันตร์ ห่วงพานิช ทย. 63152

ASSOCIATE ARCHITECTS :

ทศพล ธรรมศิลป์บุญดี ภา-สถ. 20411

ARCHITECTS :

วศิน สมนะวงษ์ ภา-สถ. 21677

INTERIOR DESIGNER :

ELECTRICAL ENGINEER :

ภูไท อภัยสุน ภาพ. 46872

DRAWING BY :


วศิน สมนะวงษ์

REVISION	CHECKED	DATE

CUSTOMER :

DRAWING TITEL :

STAUTA :	DRAWING No.
CHECKED BY :	
APPROVED BY :	
DATE : 20.10.2568	

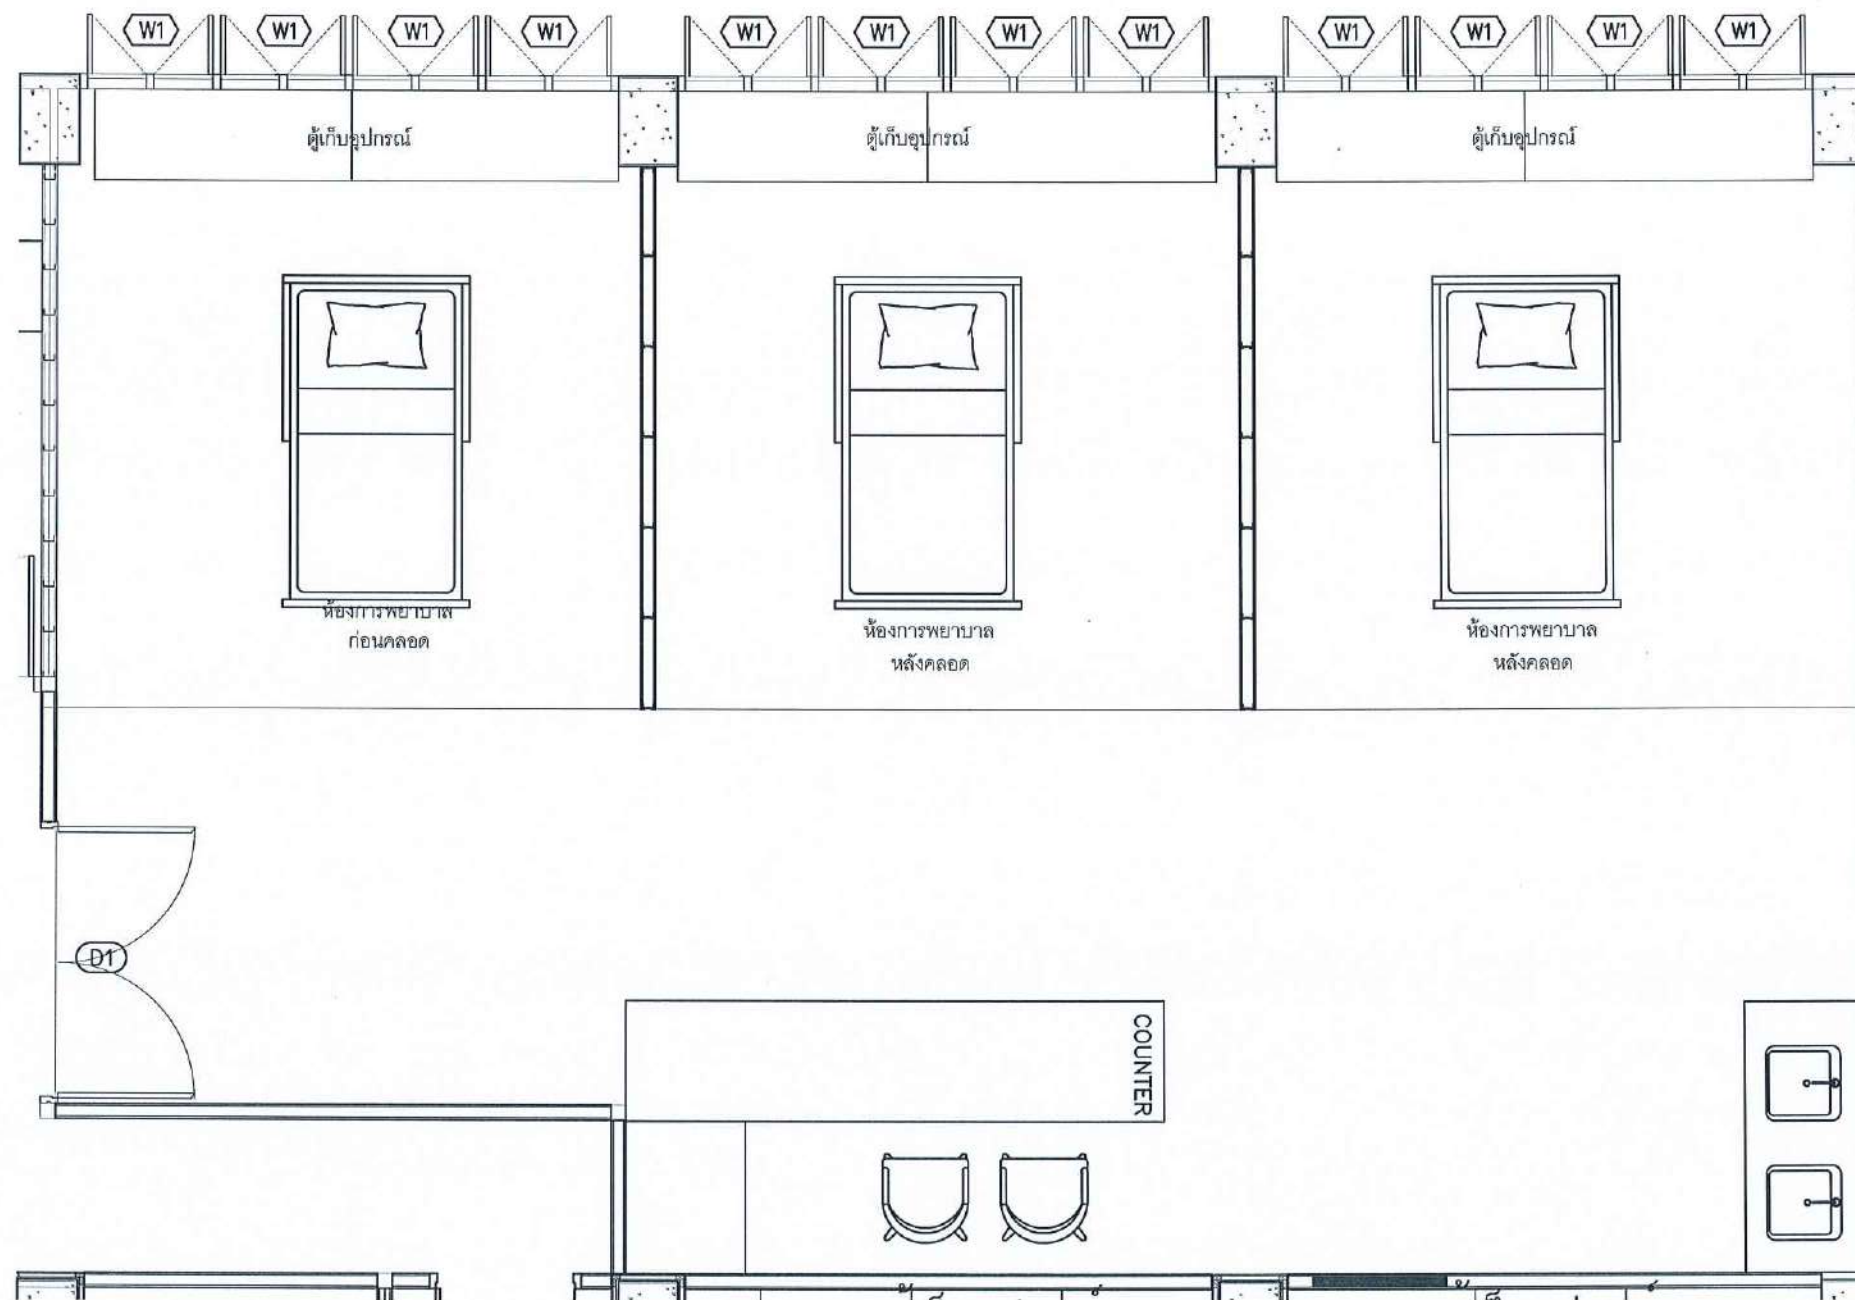

PROJECT :

งานปรับปรุงอาคาร คณะพยาบาลศาสตร์
มหาวิทยาลัยราชภัฏนครสวรรค์

ASSOCIATE ENGINEER :

ฐานันดรย์ หล่มพานิช ทย. 63152

ASSOCIATE ARCHITECTS :

ทศพล ธรรมศิลป์ ญ. 20411

ARCHITECTS :

วสิน สมนะวงษ์ ภา-สถ 21677

INTERIOR DESIGNER :

ELECTRICAL ENGINEER :

ภูไท อภัยสุน ภพ. 46872

DRAWING BY :

วสิน สมนะวงษ์

REVISION	CHECKED	DATE

CUSTOMER :

DRAWING TITEL :


STAUTA :	DRAWING No.
CHECKED BY :	
APPROVED BY :	
DATE : 20.10.2568	

D1	ประตูบานเปิดคู่ หน้าบานไม้เนื้อแข็งติดทับด้วยลามิเนตลายไม้ ขนาด 1.90 x 2.00 m CODE:4713-WM(Wilsonart) พร้อมติดตั้งอุปกรณ์ครบชุด	W1	หน้าต่างเดิมอาคาร

DOOR AND WINDOW LAYOUT PLAN

วสิน สมนะวงษ์

SCALE 1 : 50

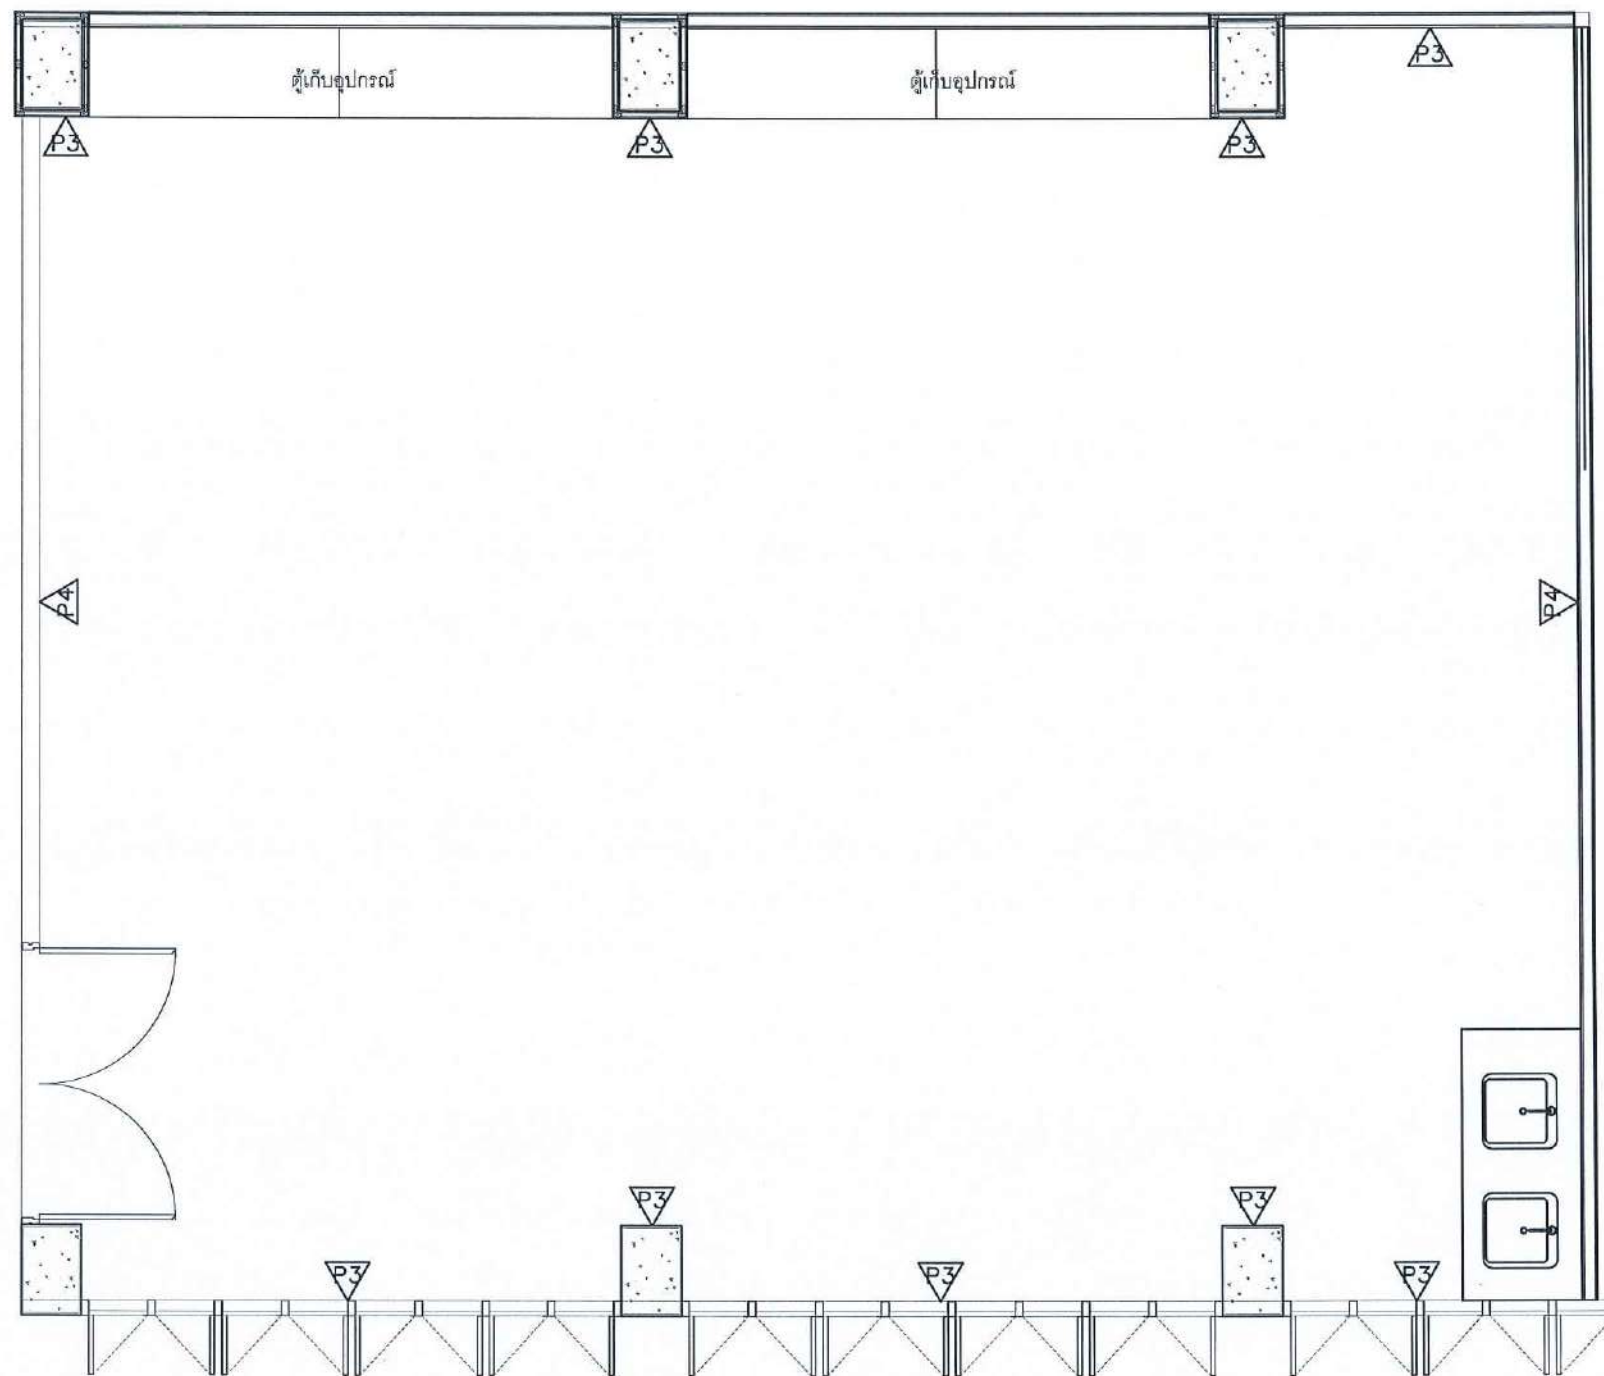

	ผนังเดิม ทาสี ACRYLIC 100% ชนิดทากายใน สีเบเยอร์ 091-1
	ผนังยิปซัมบอร์ด 12 มม. ขอบเรียบ ฉาบเรียบ โครงเคว่าโลหะชุบสังกะสี ทาสี ACRYLIC 100% ชนิดทากายใน สีเบเยอร์ 091-1

WALL LAYOUT PLAN

Signature *Signature* *Signature*

SCALE 1 : 50

PROJECT :

งานปรับปรุงอาคาร คณะพยาบาลศาสตร์
มหาวิทยาลัยราชภัฏนครสวรรค์

ASSOCIATE ENGINEER :

ฐานันตร์ หล่มพานิช ภย. 63152

ASSOCIATE ARCHITECTS :

ทศพล ธรรมดีศิลปญติ ภ-สถ. 20411

ARCHITECTS :

วสิน สมนะวงษ์ ภ-สถ 21677

INTERIOR DESIGNER :

ELECTRICAL ENGINEER :

ภูไท อภัยสุน ภพท. 46872

DRAWING BY : *Signature*


วสิน สมนะวงษ์

REVISION	CHECKED	DATE

CUSTOMER :

DRAWING TITEL :

STAUTA :	DRAWING No.
CHECKED BY :	
APPROVED BY :	
DATE : 20.10.2568	

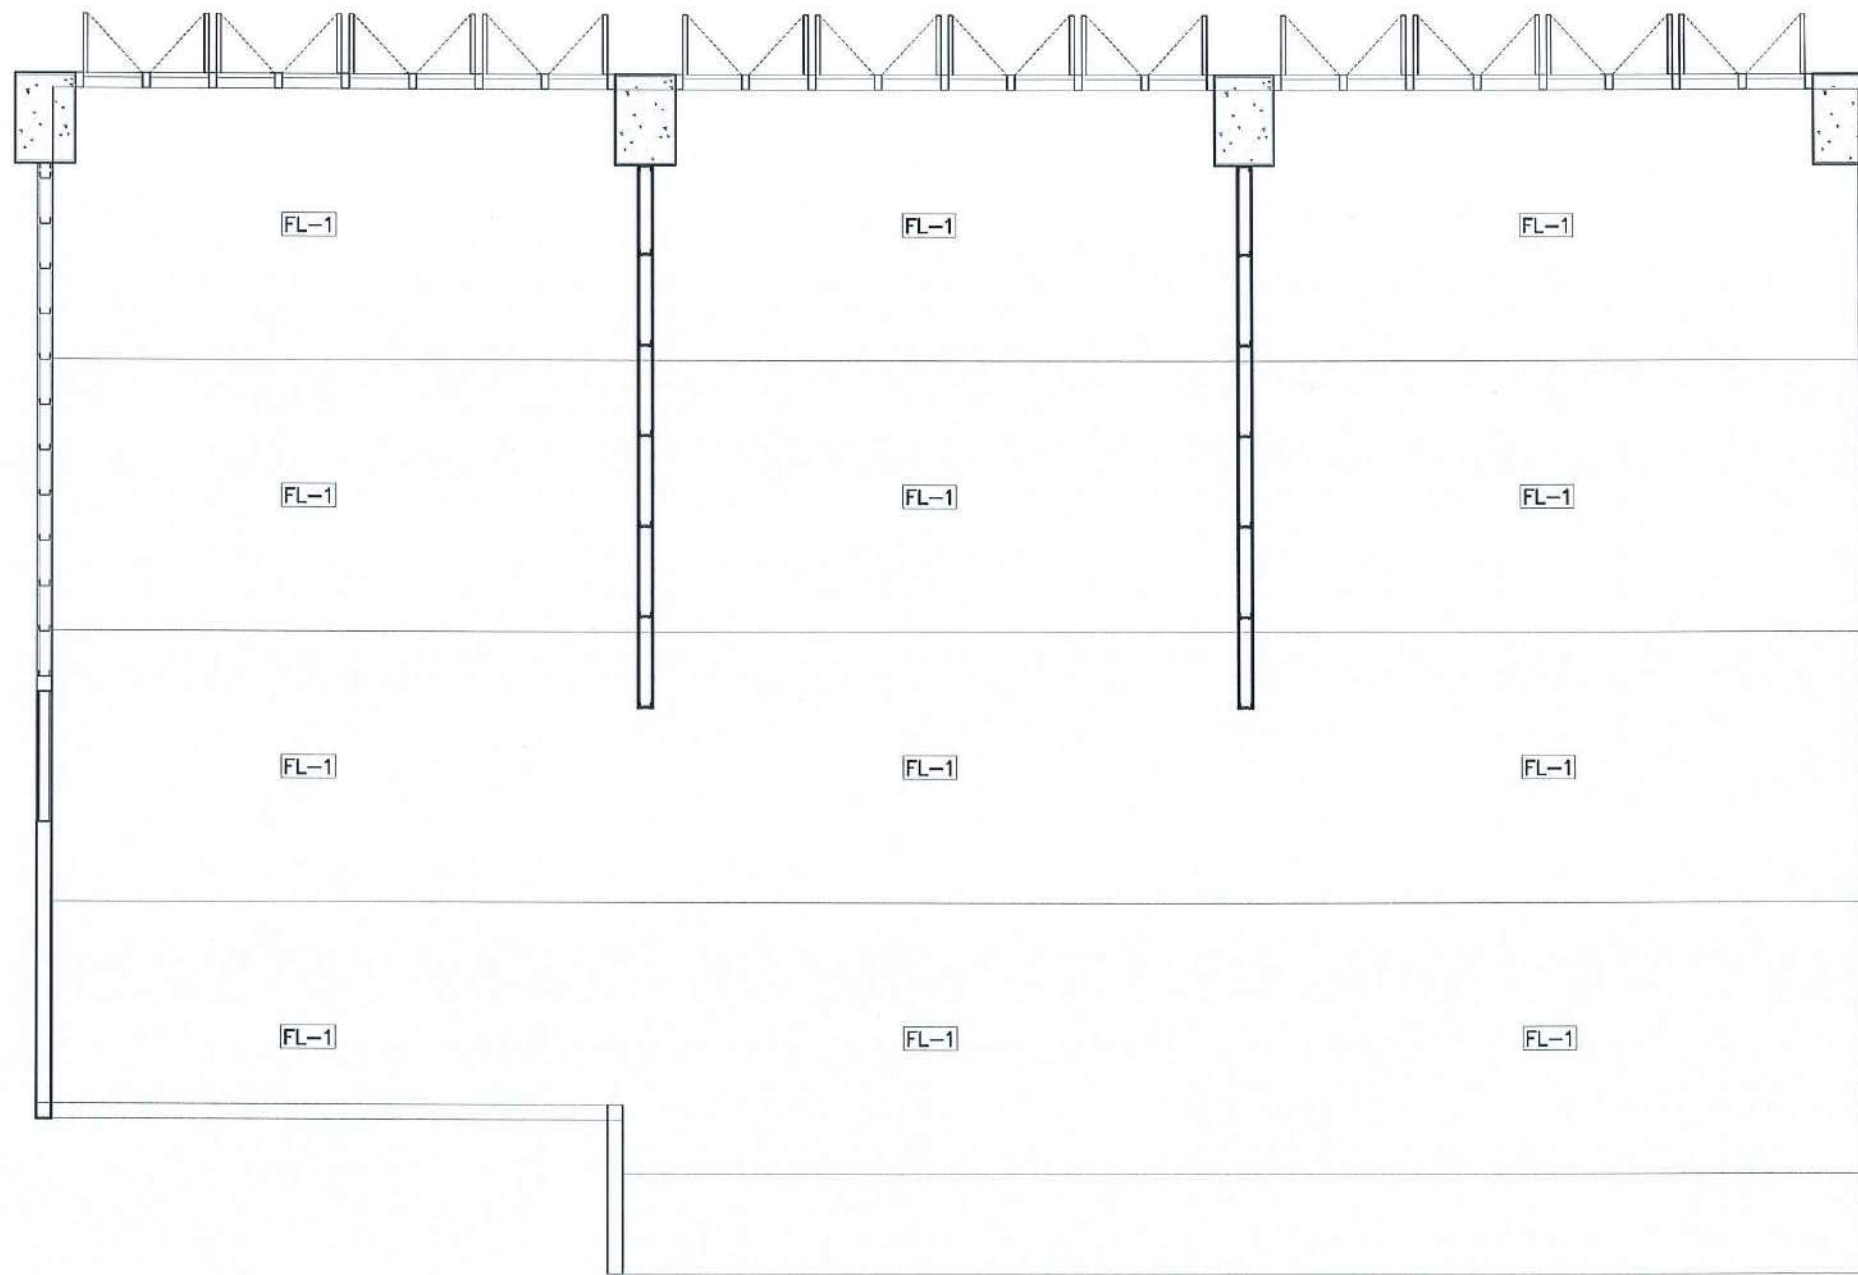

FL-1	กระเบื้องยางแบบม้วน หนาไม่น้อยกว่า 1.80 มม ยี่ห้อ ECOCLICK / Dinoflex หรือเทียบเท่า
WB-1	บัวยาง 10 ซม
—	รอยต่อกระเบื้องยาง

FLOOR PATTERN PLAN

Design by 1659 3011

SCALE 1 : 50

PROJECT :

งานปรับปรุงอาคาร คณะพยาบาลศาสตร์
มหาวิทยาลัยราชภัฏนครสวรรค์

ASSOCIATE ENGINEER :

ฐานันตร์ หล่อพานิช ภย. 63152

ASSOCIATE ARCHITECTS :

ทศพล ธรรมศิลป์บุญดี ภ-สถ. 20411

ARCHITECTS :

วสิน วัฒนวงษ์ ภ-สถ 21677

INTERIOR DESIGNER :

ELECTRICAL ENGINEER :

ภูไท อภัยสุน ภพท. 46872

DRAWING BY : ภูไท อภัยสุน


วสิน วัฒนวงษ์

REVISION	CHECKED	DATE

CUSTOMER :

DRAWING TITEL :

STAUTA :	DRAWING No.
CHECKED BY :	
APPROVED BY :	
DATE : 20.10.2568	

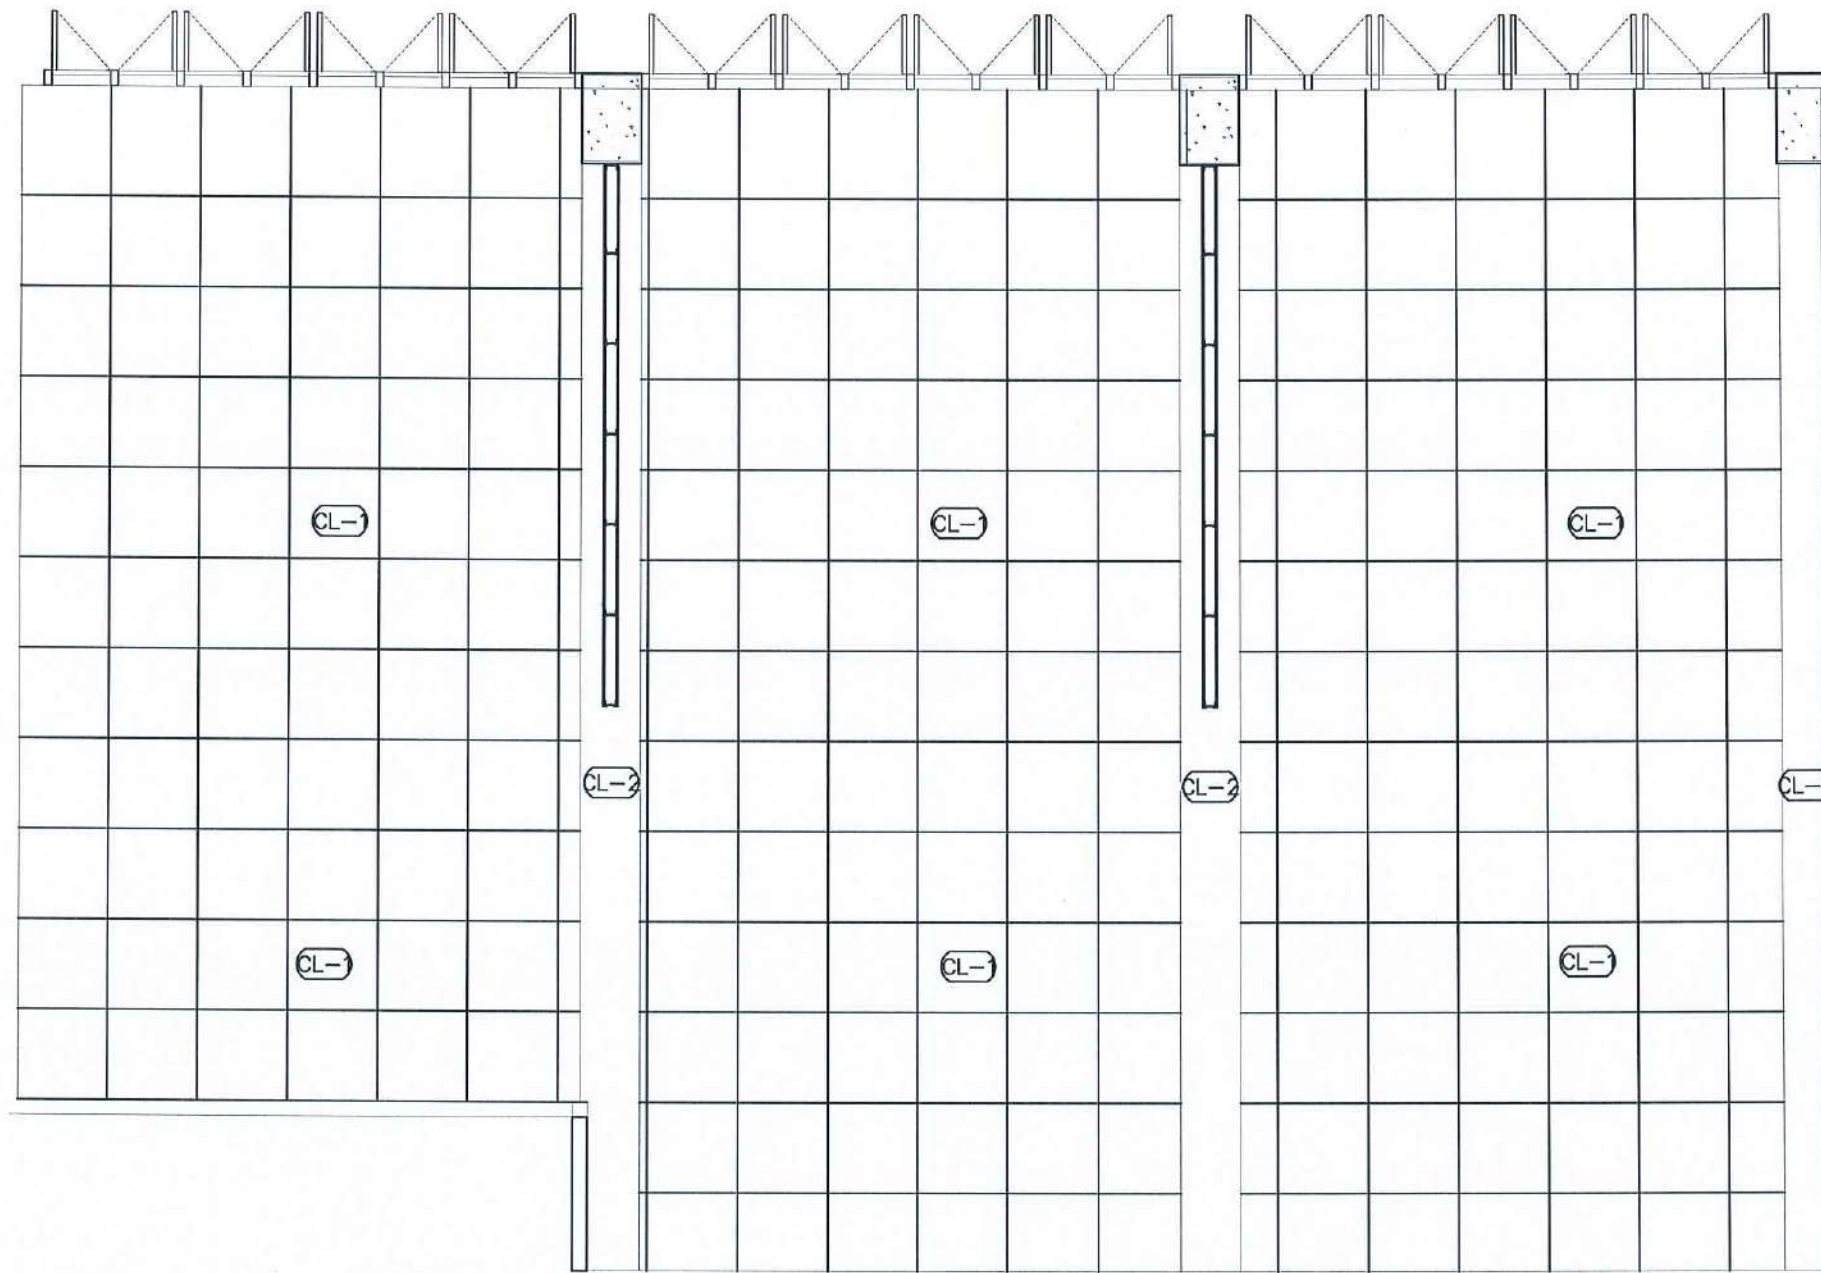


CL-1	ผ้าเต้าน ACOUSTIC T-BAR 60x60 CM.
CL-2	คานเด็มอาคารทาสี (เทียบสีผ้าAcoustic)

CEILING PLAN

Signature *Signature* *Signature*

SCALE 1 : 50

PROJECT :		
งานปรับปรุงอาคาร คณะพยาบาลศาสตร์ มหาวิทยาลัยราชภัฏนครสวรรค์		
ASSOCIATE ENGINEER :		
ฐานันดร ส่วนพาณิชย์ ภย. 63152		
ASSOCIATE ARCHITECTS :		
ทศพล ธรรมดีสถาปัตย์ ภา-สถ. 20411		
ARCHITECTS :		
วสิน สมนะวงษ์ ภา-สถ 21677		
INTERIOR DESIGNER :		
ELECTRICAL ENGINEER :		
ภูไท อภัยสุน ภาทก. 46872		
DRAWING BY : ภูไท อภัยสุน		
วสิน สมนะวงษ์		
REVISION	CHECKED	DATE
CUSTOMER :		
DRAWING TITEL :		
STAUTA :	DRAWING No.	
CHECKED BY :		
APPROVED BY :		
DATE : 20.10.2568		

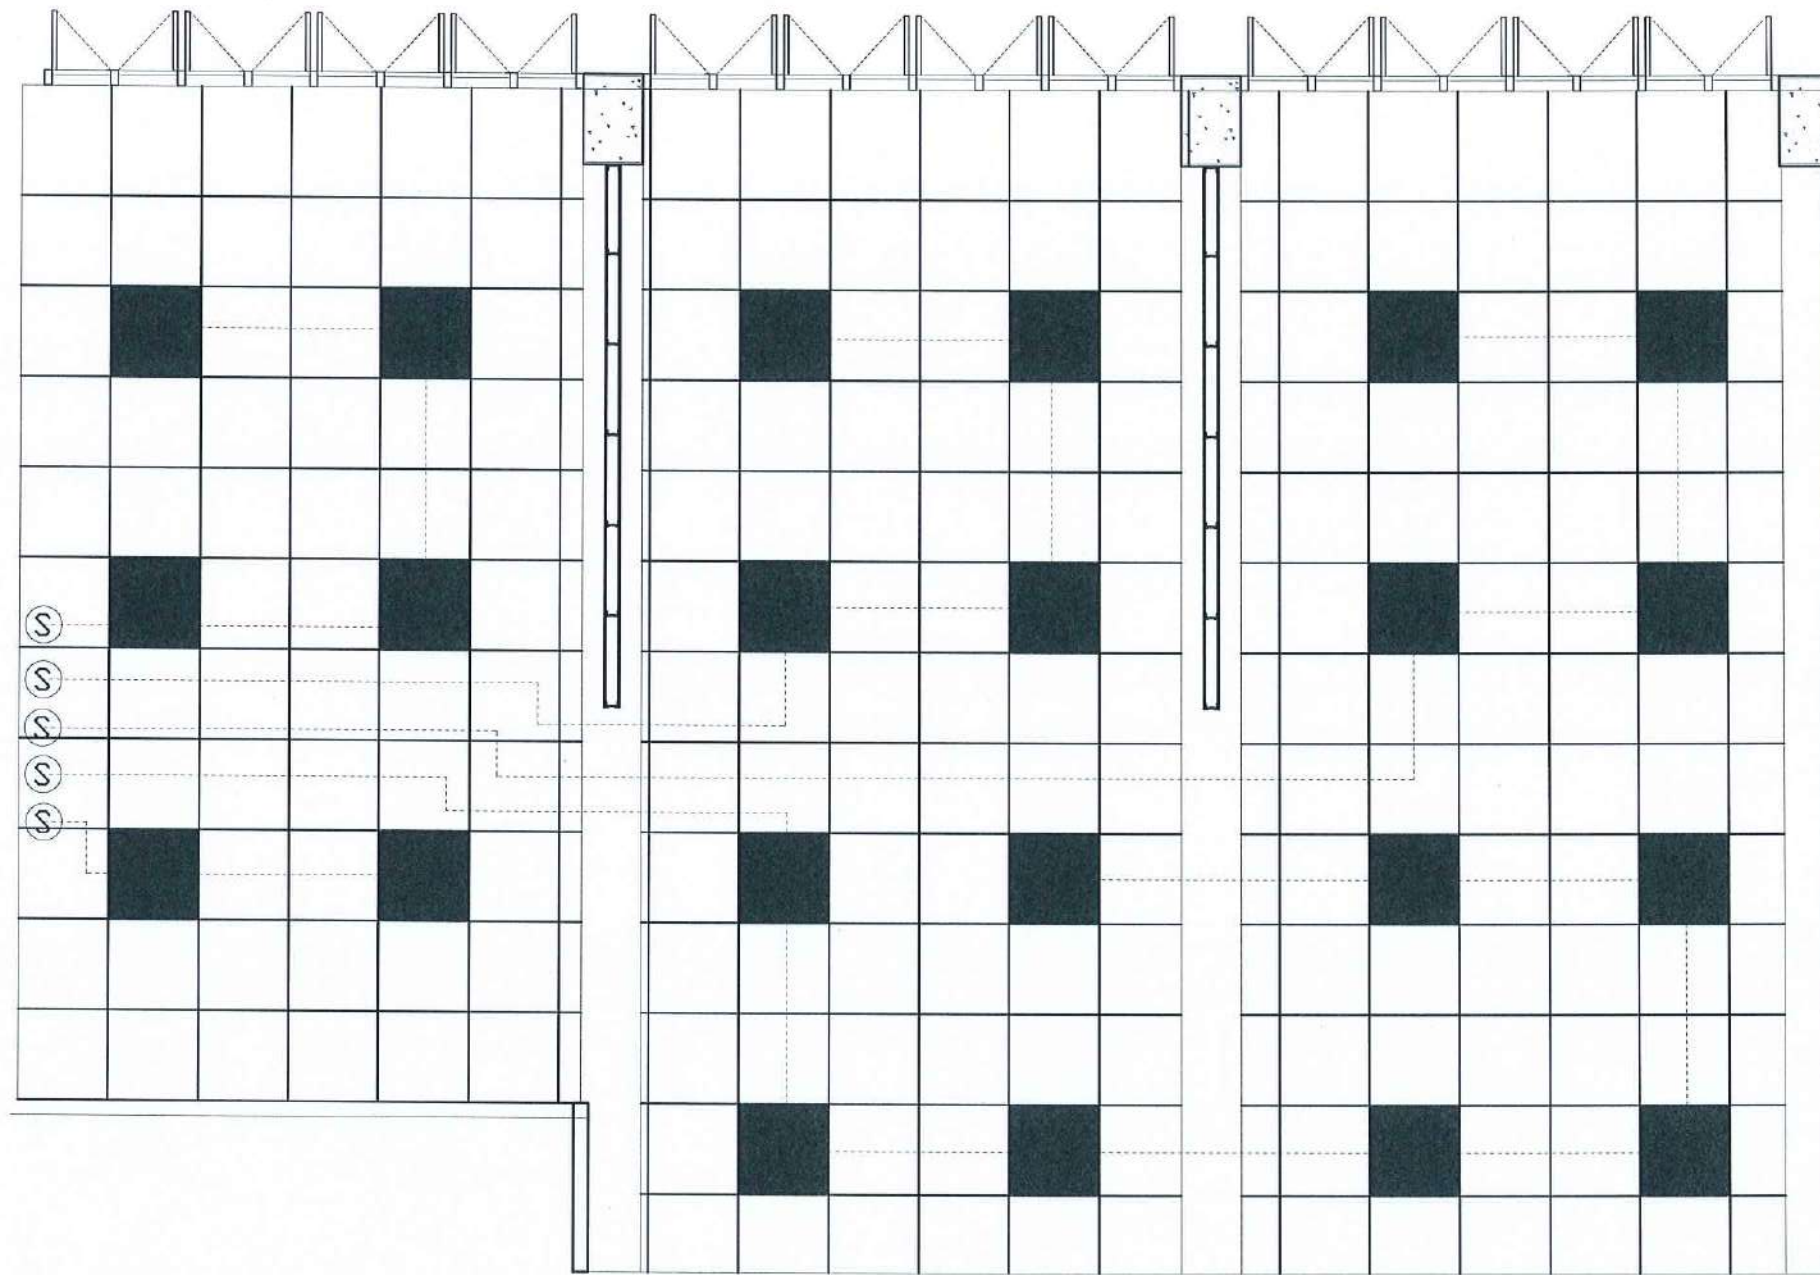

	PANEL LIGHT 60x60 CM.
	SWITCH
	LINE

LIGHTING PLAN

Signature *Signature* *Signature*

SCALE 1 : 50

PROJECT :

งานปรับปรุงอาคาร คณะพยาบาลศาสตร์
มหาวิทยาลัยราชภัฏนครสวรรค์

ASSOCIATE ENGINEER :

ฐานันดร ห่วงพานิช ภย. 63152

ASSOCIATE ARCHITECTS :

ทศพล ธรรมศิลป์ ภูม. 20411

ARCHITECTS :

วสิน สมนะวงษ์ ภา-สถ 21677

INTERIOR DESIGNER :

ELECTRICAL ENGINEER :

ภูไท อภัยสุน ภพท. 46872

DRAWING BY : *Signature*

วสิน สมนะวงษ์

REVISION	CHECKED	DATE

CUSTOMER :


DRAWING TITEL :

STAUTA :	DRAWING No.
----------	-------------

CHECKED BY :

APPROVED BY :

DATE : 20.10.2568

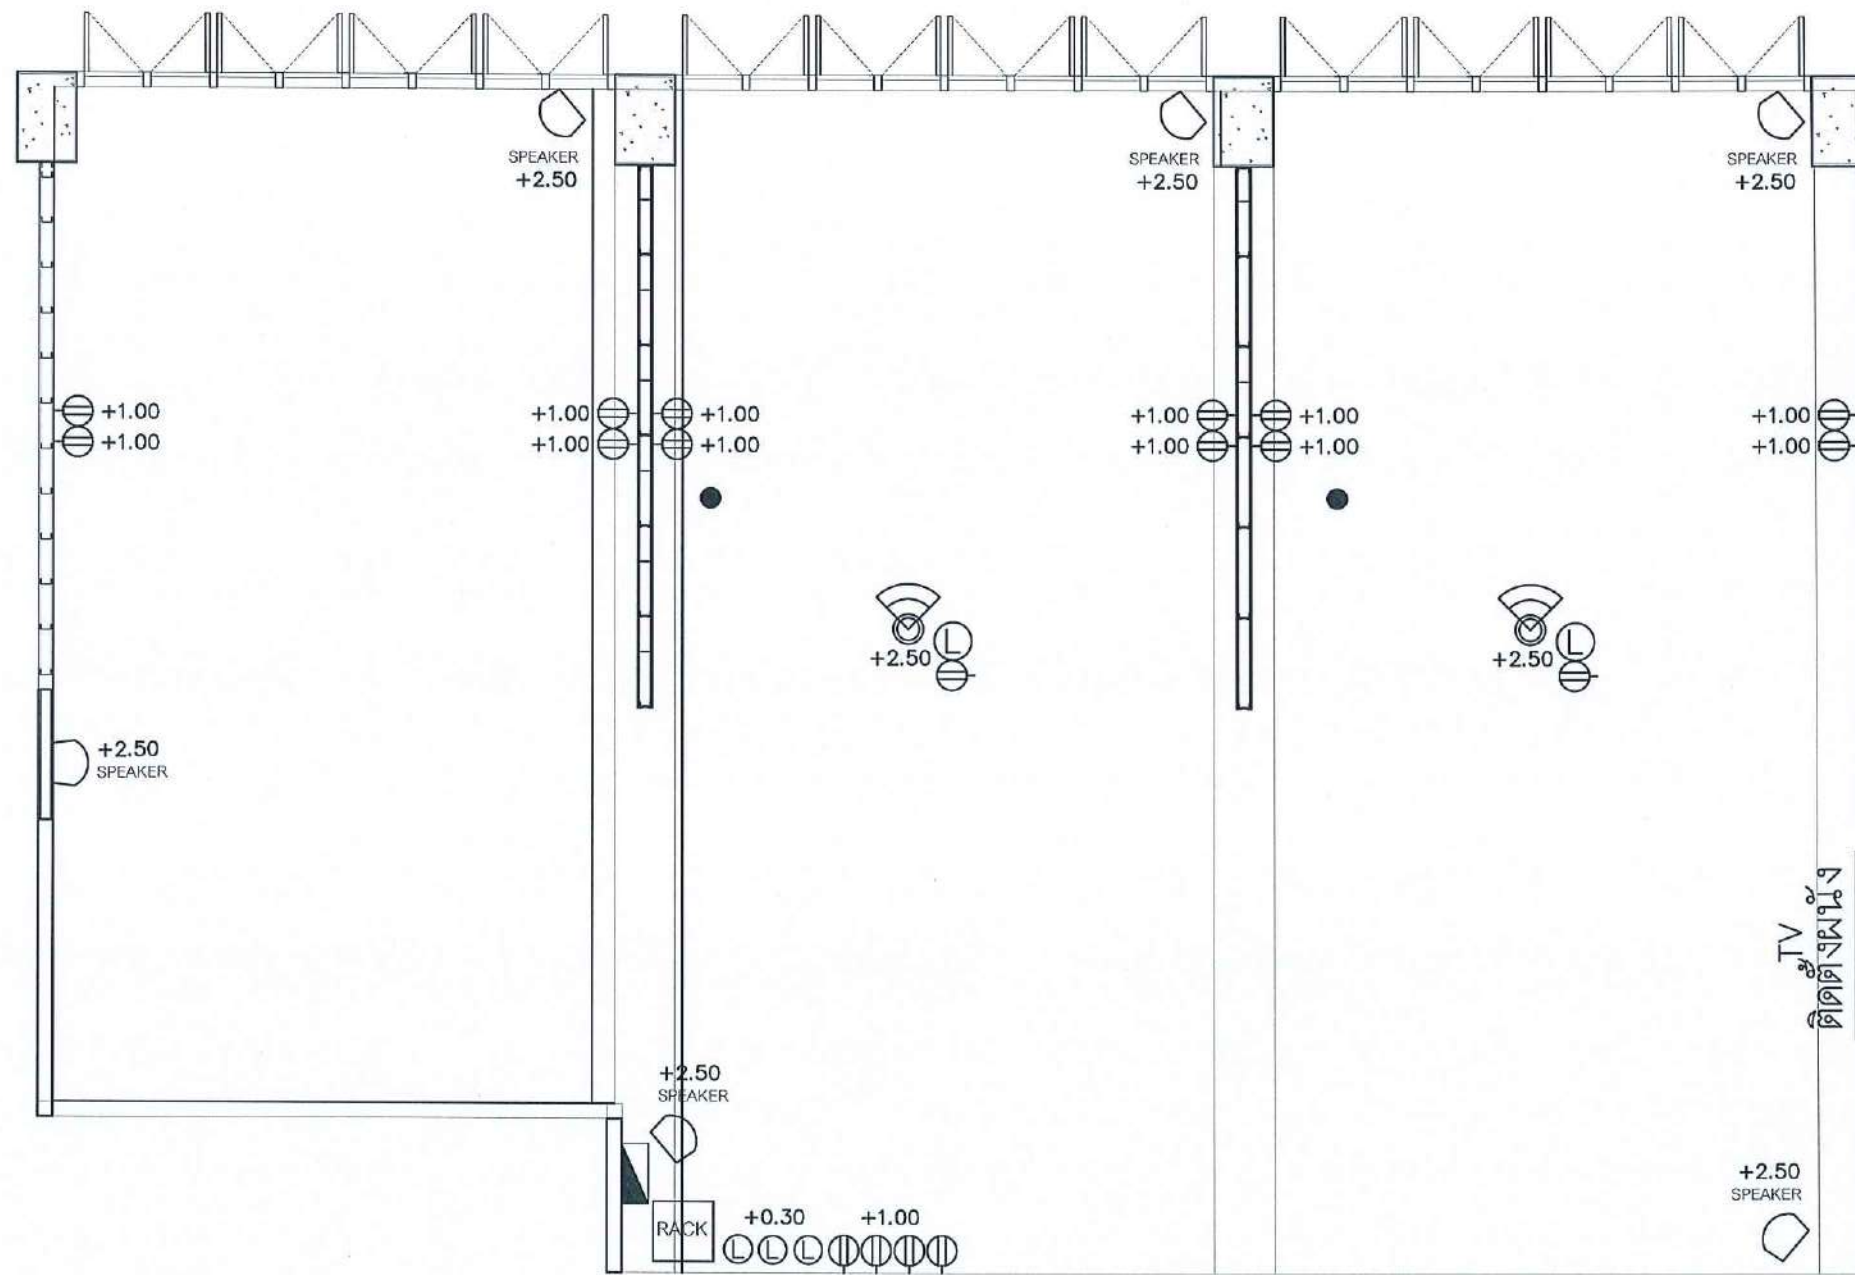

CCTV FINISHING SYMBOLS

	CAMERA		NETWORK
	SWITCH		CONSUMER UNIT
	DUPLEX RECEPTACLE		ไม่ติดตั้งเสียง
	WALL SPEAKER		

CCTV PLAN

Scale 1:50

SCALE 1 : 50

PROJECT :

งานปรับปรุงอาคาร คณะพยาบาลศาสตร์
มหาวิทยาลัยราชภัฏนครสวรรค์

ASSOCIATE ENGINEER :

ฐานันดร ห่วงพานิช ภย. 63152

ASSOCIATE ARCHITECTS :

ทศพล ธรรมศิลป์บุญดี ภ-สถ. 20411

ARCHITECTS :

วสิน วัฒนวงษ์ ภ-สถ 21677

INTERIOR DESIGNER :

ELECTRICAL ENGINEER :

ภูไท อภัยสุน ภพท. 46872

DRAWING BY :

วสิน วัฒนวงษ์

REVISION

CHECKED

DATE

CUSTOMER :

DRAWING TITEL :


STAUTA :

DRAWING No.

CHECKED BY :

APPROVED BY :


DATE : 20.10.2568

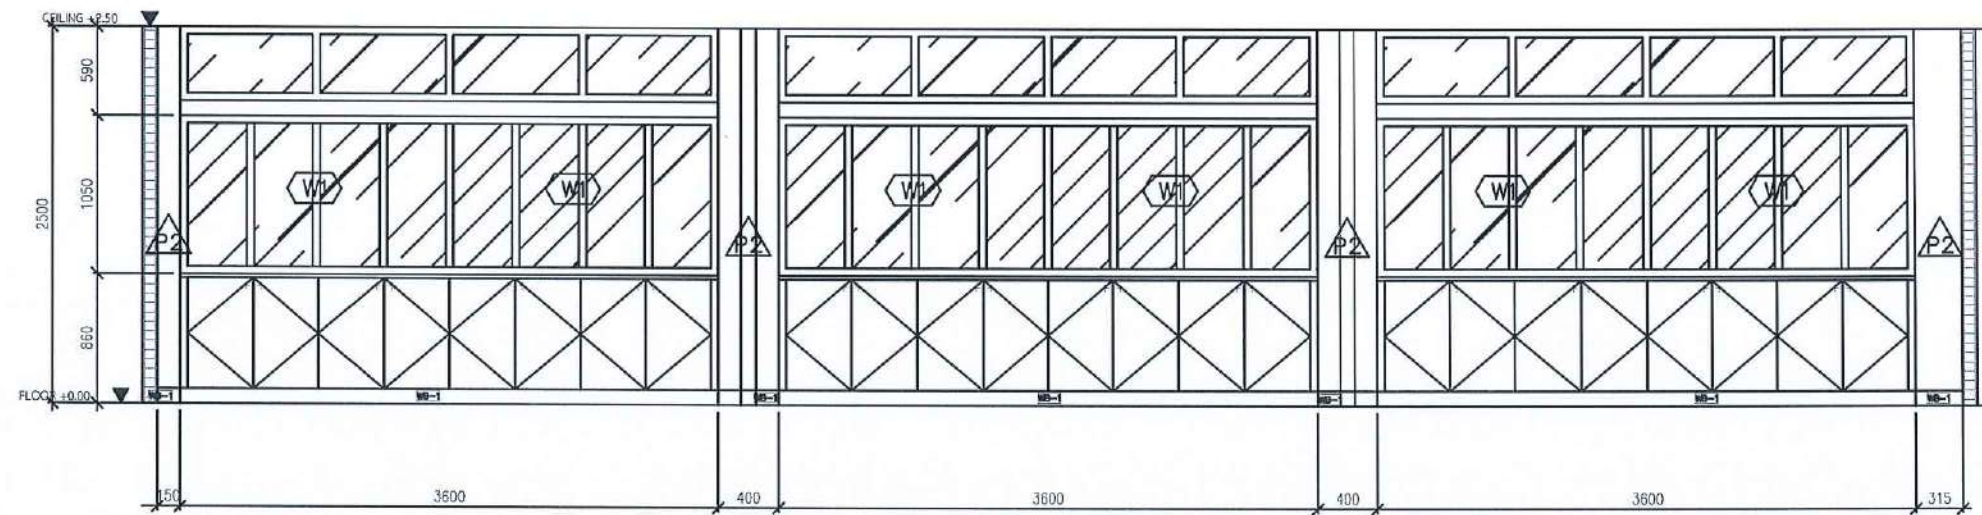

ELEVATION

E1

SCALE 1 : 50

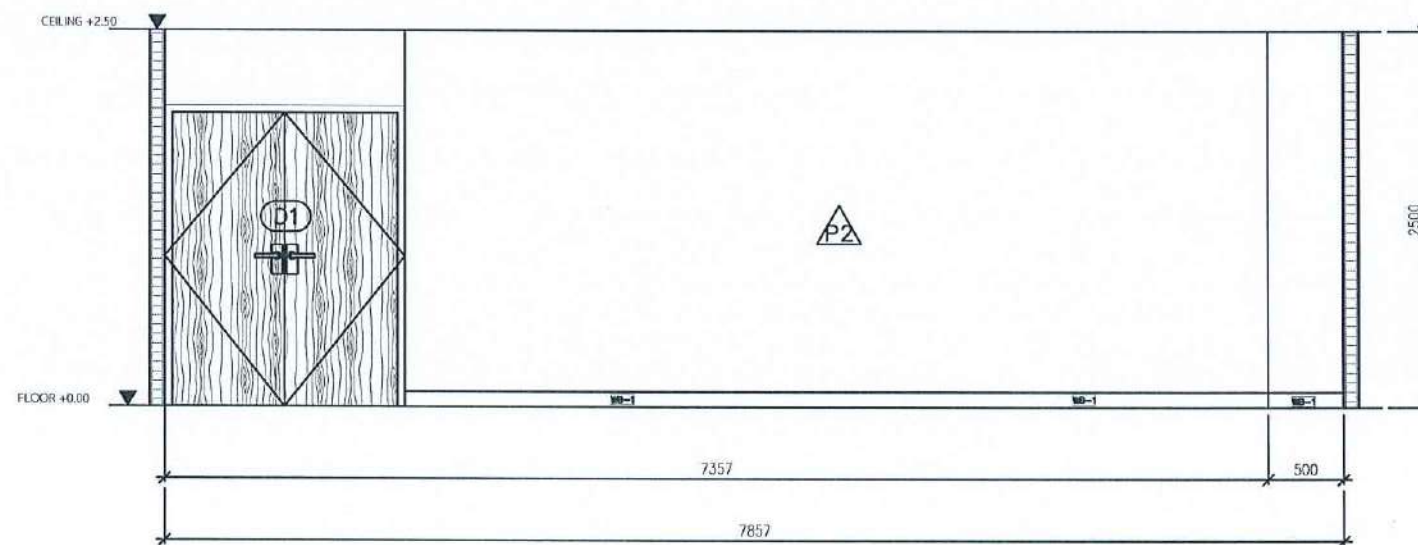

ELEVATION

E2

SCALE 1 : 50

PROJECT :

งานปรับปรุงอาคาร คณะพยาบาลศาสตร์
มหาวิทยาลัยราชภัฏนครสวรรค์

ASSOCIATE ENGINEER :

ฐานันดร หล่มพานิช ภย. 63152

ASSOCIATE ARCHITECTS :

ทศพล อรรณพศิลป์ ภา-สถ. 20411

ARCHITECTS :

วศิน สมนะวงษ์ ภา-สถ. 21677

INTERIOR DESIGNER :

ELECTRICAL ENGINEER :

ภูไท อภัยสุน ภพท. 46872

DRAWING BY : ภูไท อภัยสุน

วศิน สมนะวงษ์

REVISION

CHECKED

DATE

CUSTOMER :

DRAWING TITEL :


STAUTA :

DRAWING No.

CHECKED BY :

APPROVED BY :


DATE : 20.10.2568

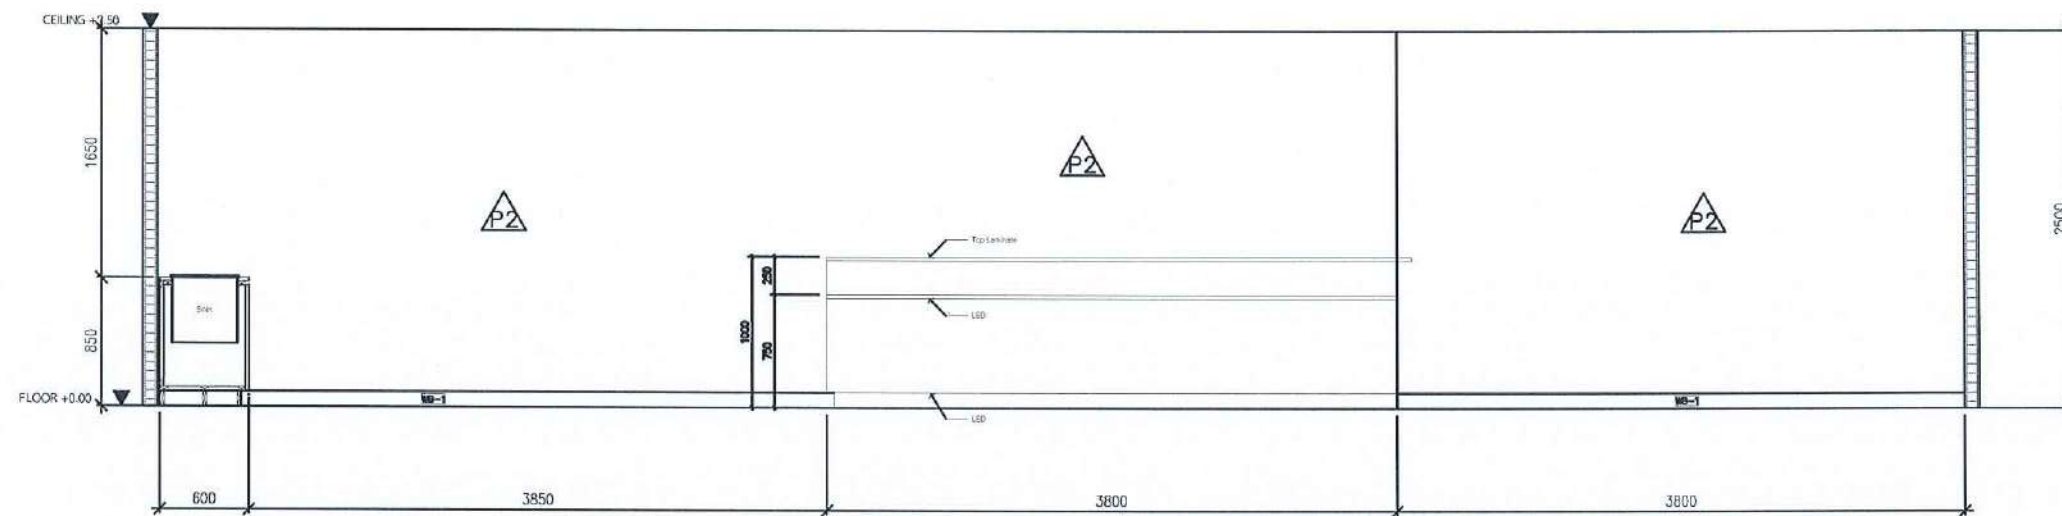

ELEVATION

E3

SCALE 1 : 50

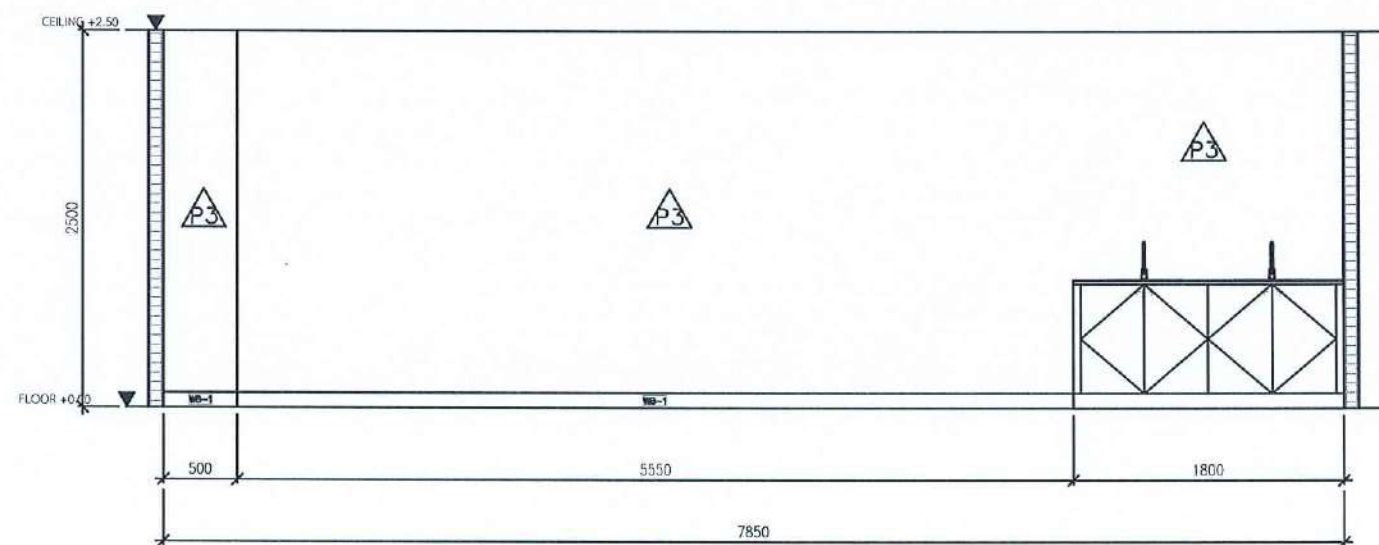

ELEVATION

E4

SCALE 1 : 50

PROJECT :

งานปรับปรุงอาคาร คณะพยาบาลศาสตร์
มหาวิทยาลัยราชภัฏนครสวรรค์

ASSOCIATE ENGINEER :

สุวัฒน์ วัฒนพานิช ภย. 63152

ASSOCIATE ARCHITECTS :

ทศพล ธรรมศิริบัญญัติ ภา-สถ. 20411

ARCHITECTS :

วศิน สดะวงษ์ ภา-สถ 21677

INTERIOR DESIGNER :

ELECTRICAL ENGINEER :

ภูไท อภัยสุน ภพท. 46872

DRAWING BY :


วศิน สดะวงษ์

REVISION	CHECKED	DATE

CUSTOMER :

DRAWING TITEL :

STAUTA :	DRAWING No.
CHECKED BY :	
APPROVED BY :	
DATE : 20.10.2568	

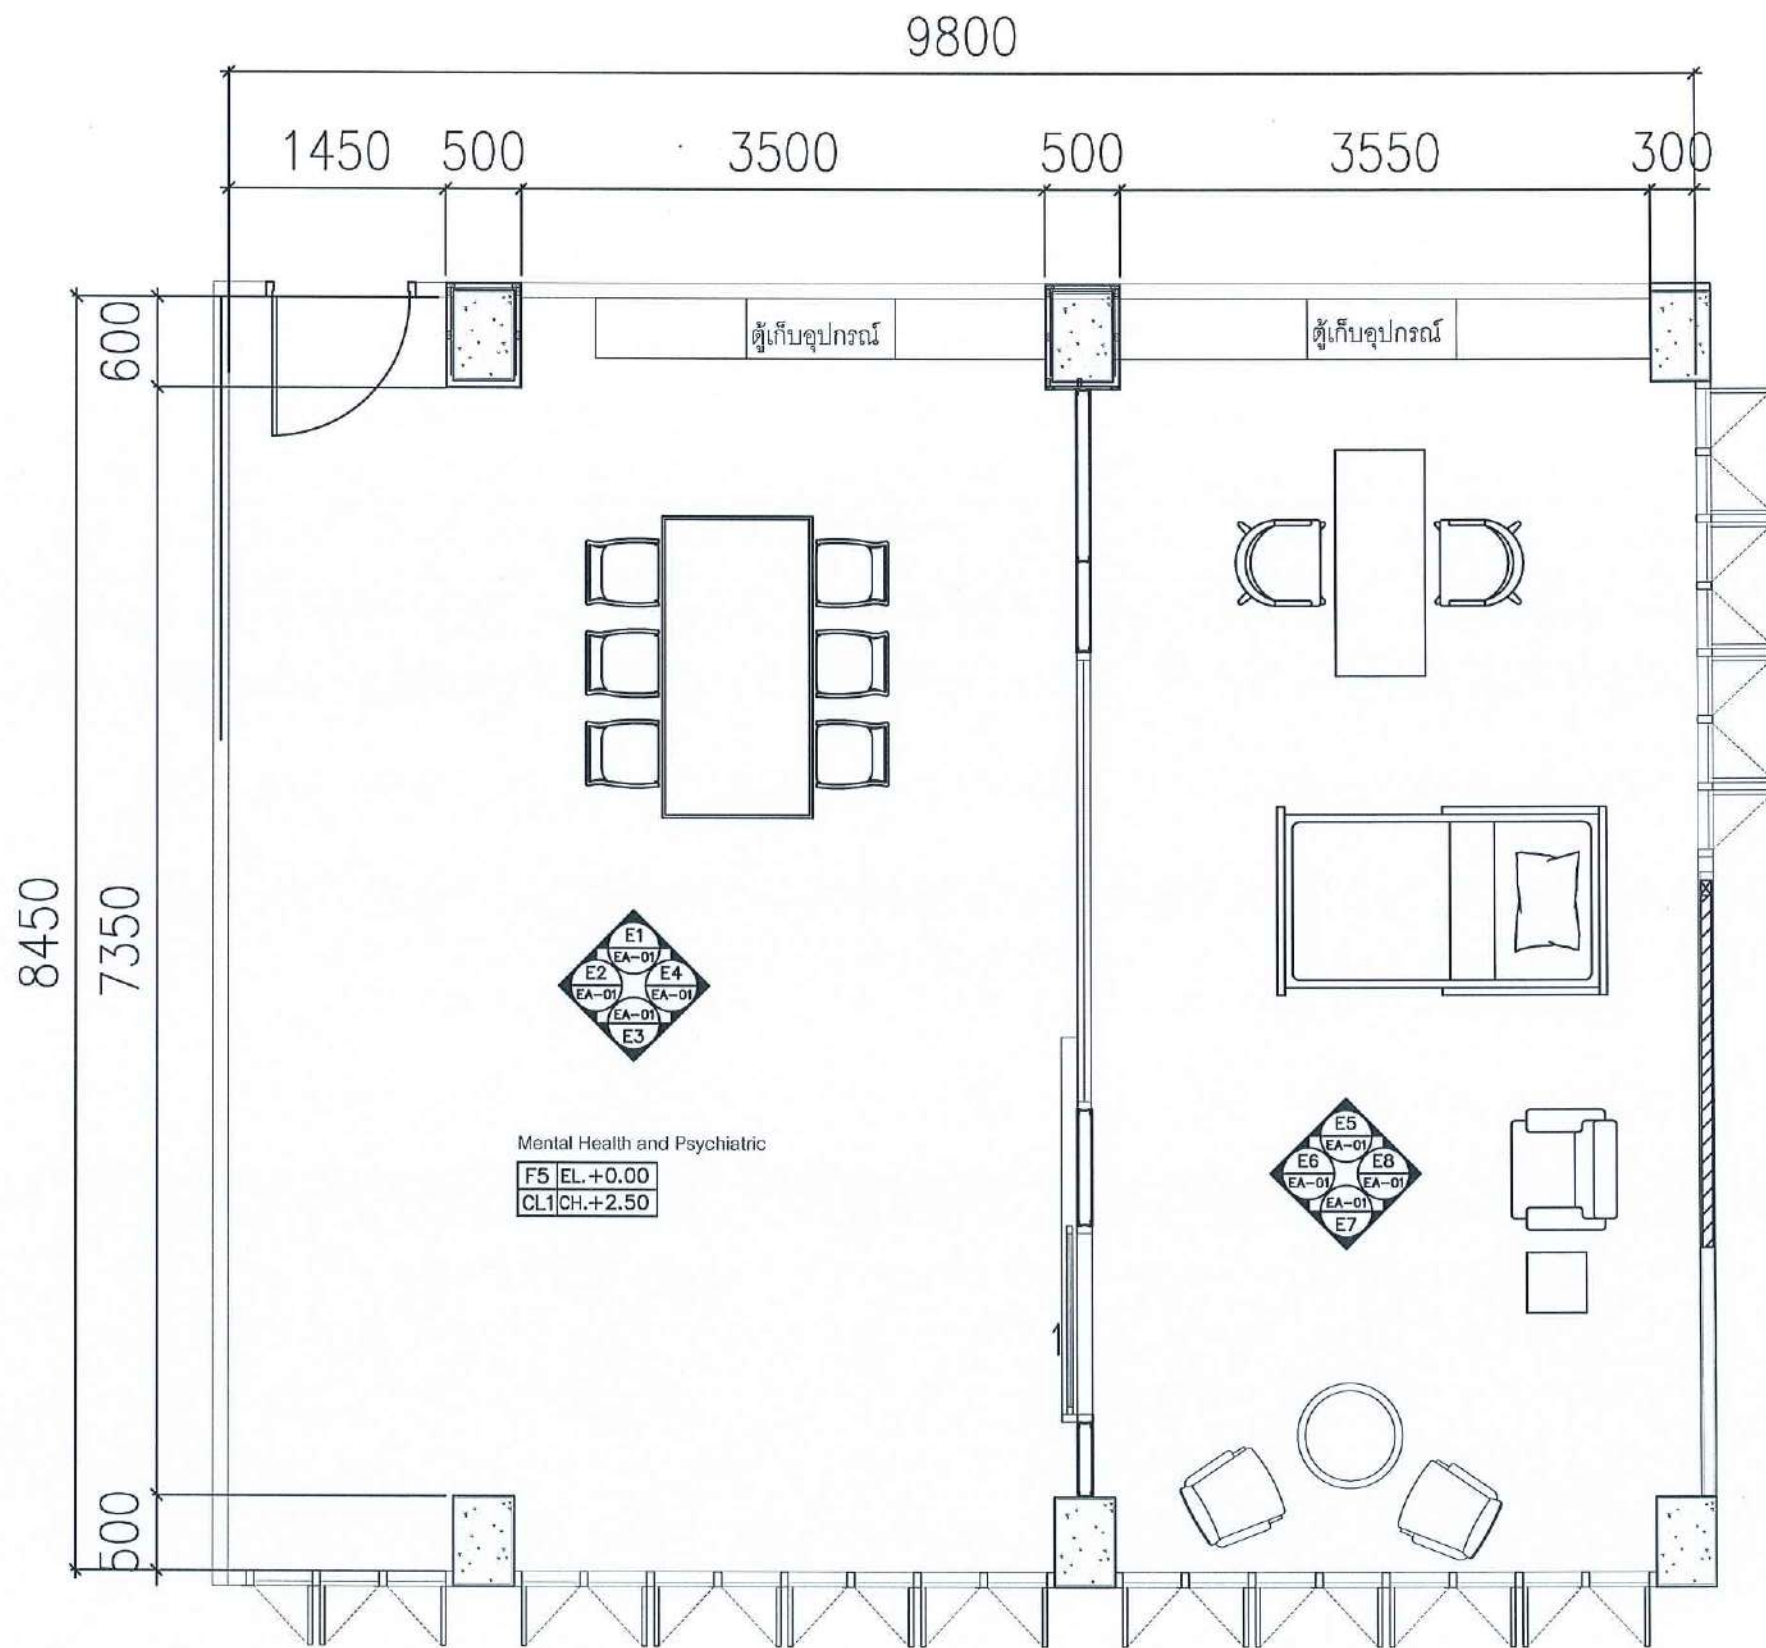

FURNITURE LAY OUT PLAN

Dr. J. J.

ดร. จุฬารัตน์

Amr.

SCALE 1 : 50

PROJECT :

งานปรับปรุงอาคาร คณะพยาบาลศาสตร์
มหาวิทยาลัยราชภัฏนครสวรรค์

ASSOCIATE ENGINEER :

ฐานันดรย์ หล่มพานิช ทย. 63152

ASSOCIATE ARCHITECTS :

ทศพล ธรรมทีลบุญญิตี ภา-สถ. 20411

ARCHITECTS :

วศิน สมนะวงษ์ ภา-สถ. 21677

INTERIOR DESIGNER :

ELECTRICAL ENGINEER :

ภูไท อภัยสุน ภาวก. 46872

DRAWING BY :


วศิน สมนะวงษ์

REVISION	CHECKED	DATE

CUSTOMER :

DRAWING TITEL :

STAUTA :	DRAWING No.
CHECKED BY :	
APPROVED BY :	
DATE : 20.10.2568	

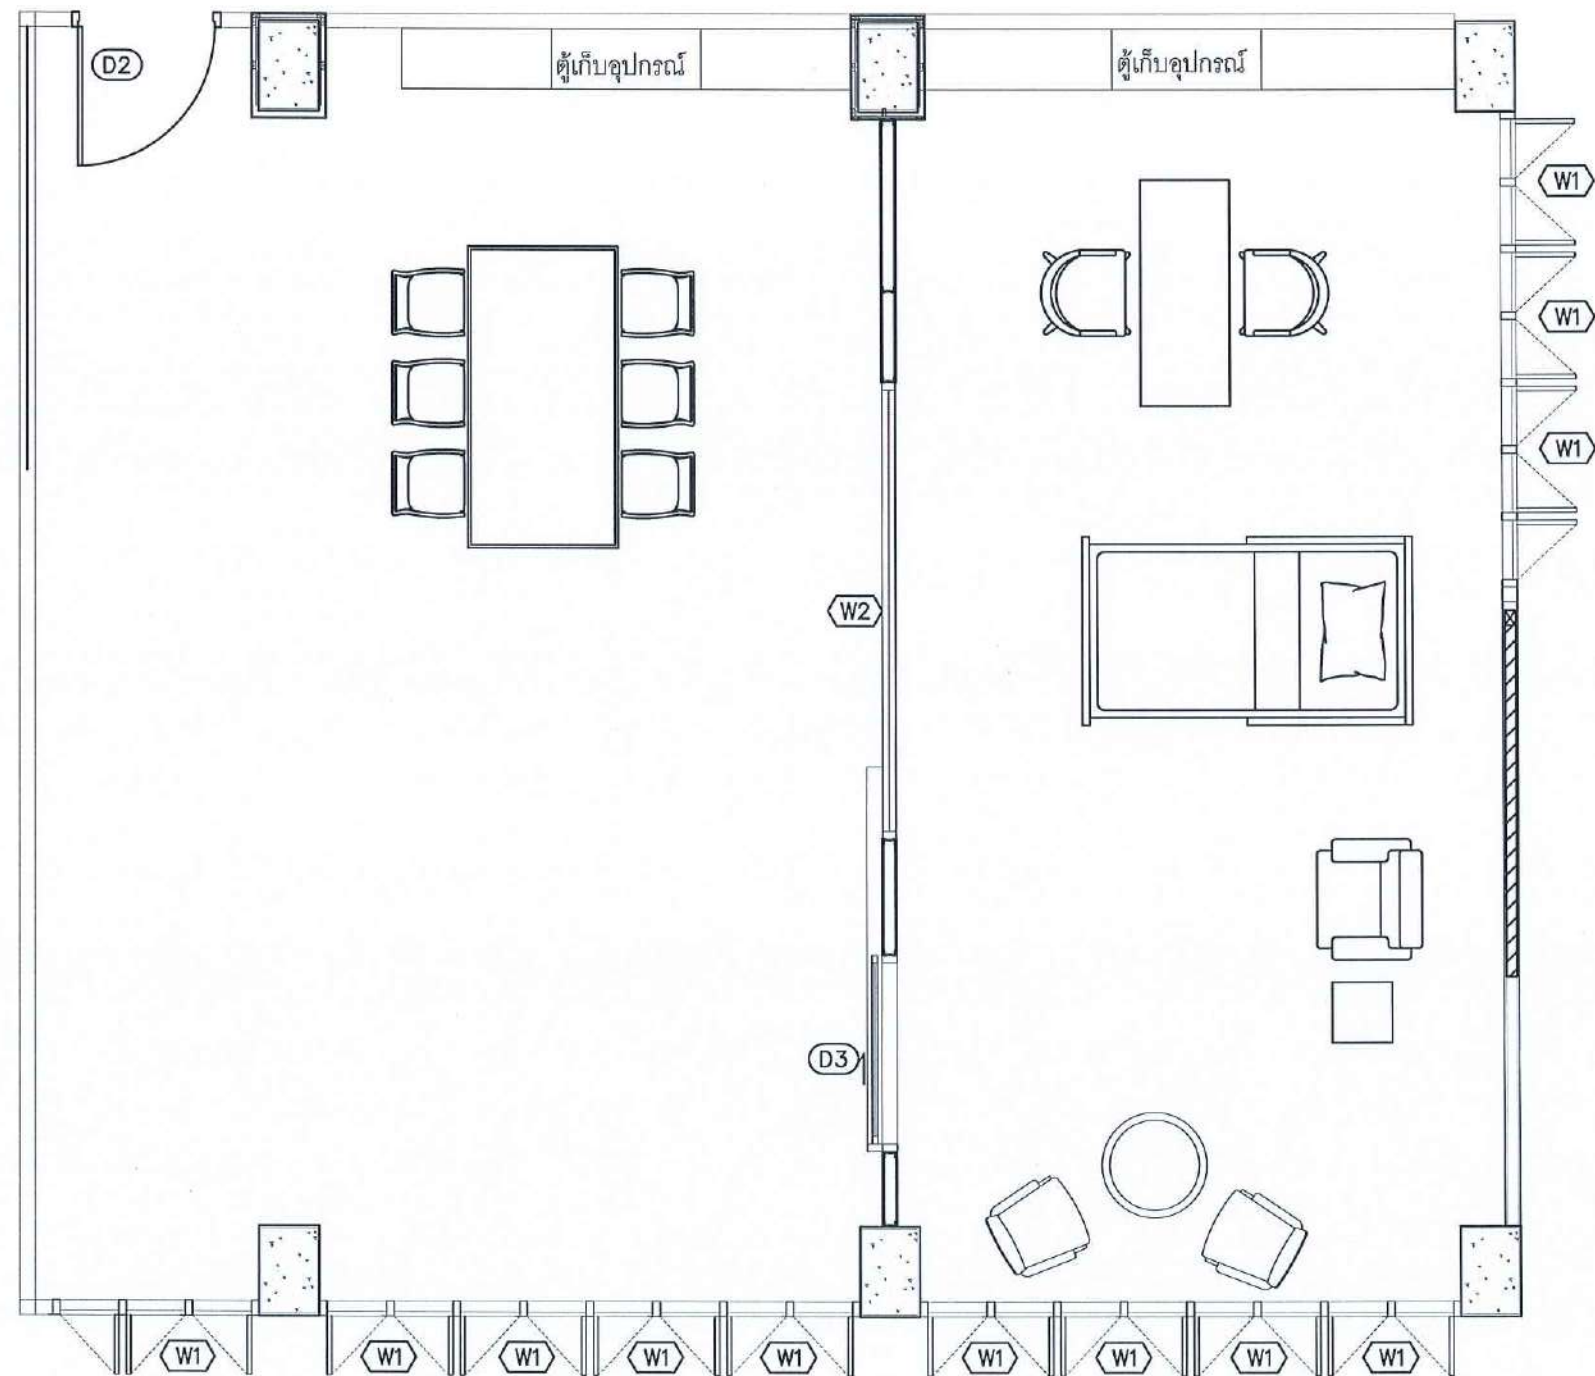

D1	ประตูบานเปิดคู่ หน้าบานไม้เนื้อแข็งติดกับตัวขลามีเนตลายไม้ ขนาด 1.80 x 2.00 m CODE:4713-WM(Wilsonart) พร้อมติดตั้งอุปกรณ์ครบชุด
D3	ประตูบานเลื่อน ติดลามีเนตเต็มบาน กระฉก One way FIX ขนาด 1.40x2.00 ม. พร้อมอุปกรณ์ครบชุด


W1	หน้าต่างเดิมอาคาร
W2	กระฉก FIX เฟรมอลูมิเนียมสีขาว ขนาด 3.00*1.40

DOOR AND WINDOW LAYOUT PLAN

Signature and Stamp

SCALE 1 : 50

PROJECT :	
งานปรับปรุงอาคาร คณะพยาบาลศาสตร์ มหาวิทยาลัยราชภัฏนครสวรรค์	
ASSOCIATE ENGINEER :	
ฐานันดรย์ หล่องพานิช ทย. 63152	
ASSOCIATE ARCHITECTS :	
ทศพล ธรรมศิลป์บุษดี ภา-สถ. 20411	
ARCHITECTS :	
วสิน สละวงษ์ ภา-สถ 21677	
INTERIOR DESIGNER :	
ELECTRICAL ENGINEER :	
ภูไท อภัยสุน ภาทก. 46872	
DRAWING BY : วสิน สละวงษ์	
REVISION	
CHECKED	
DATE	
CUSTOMER :	
DRAWING TITEL :	
STAUTA :	
DRAWING No.	
CHECKED BY :	
APPROVED BY :	
DATE : 20.10.2568	

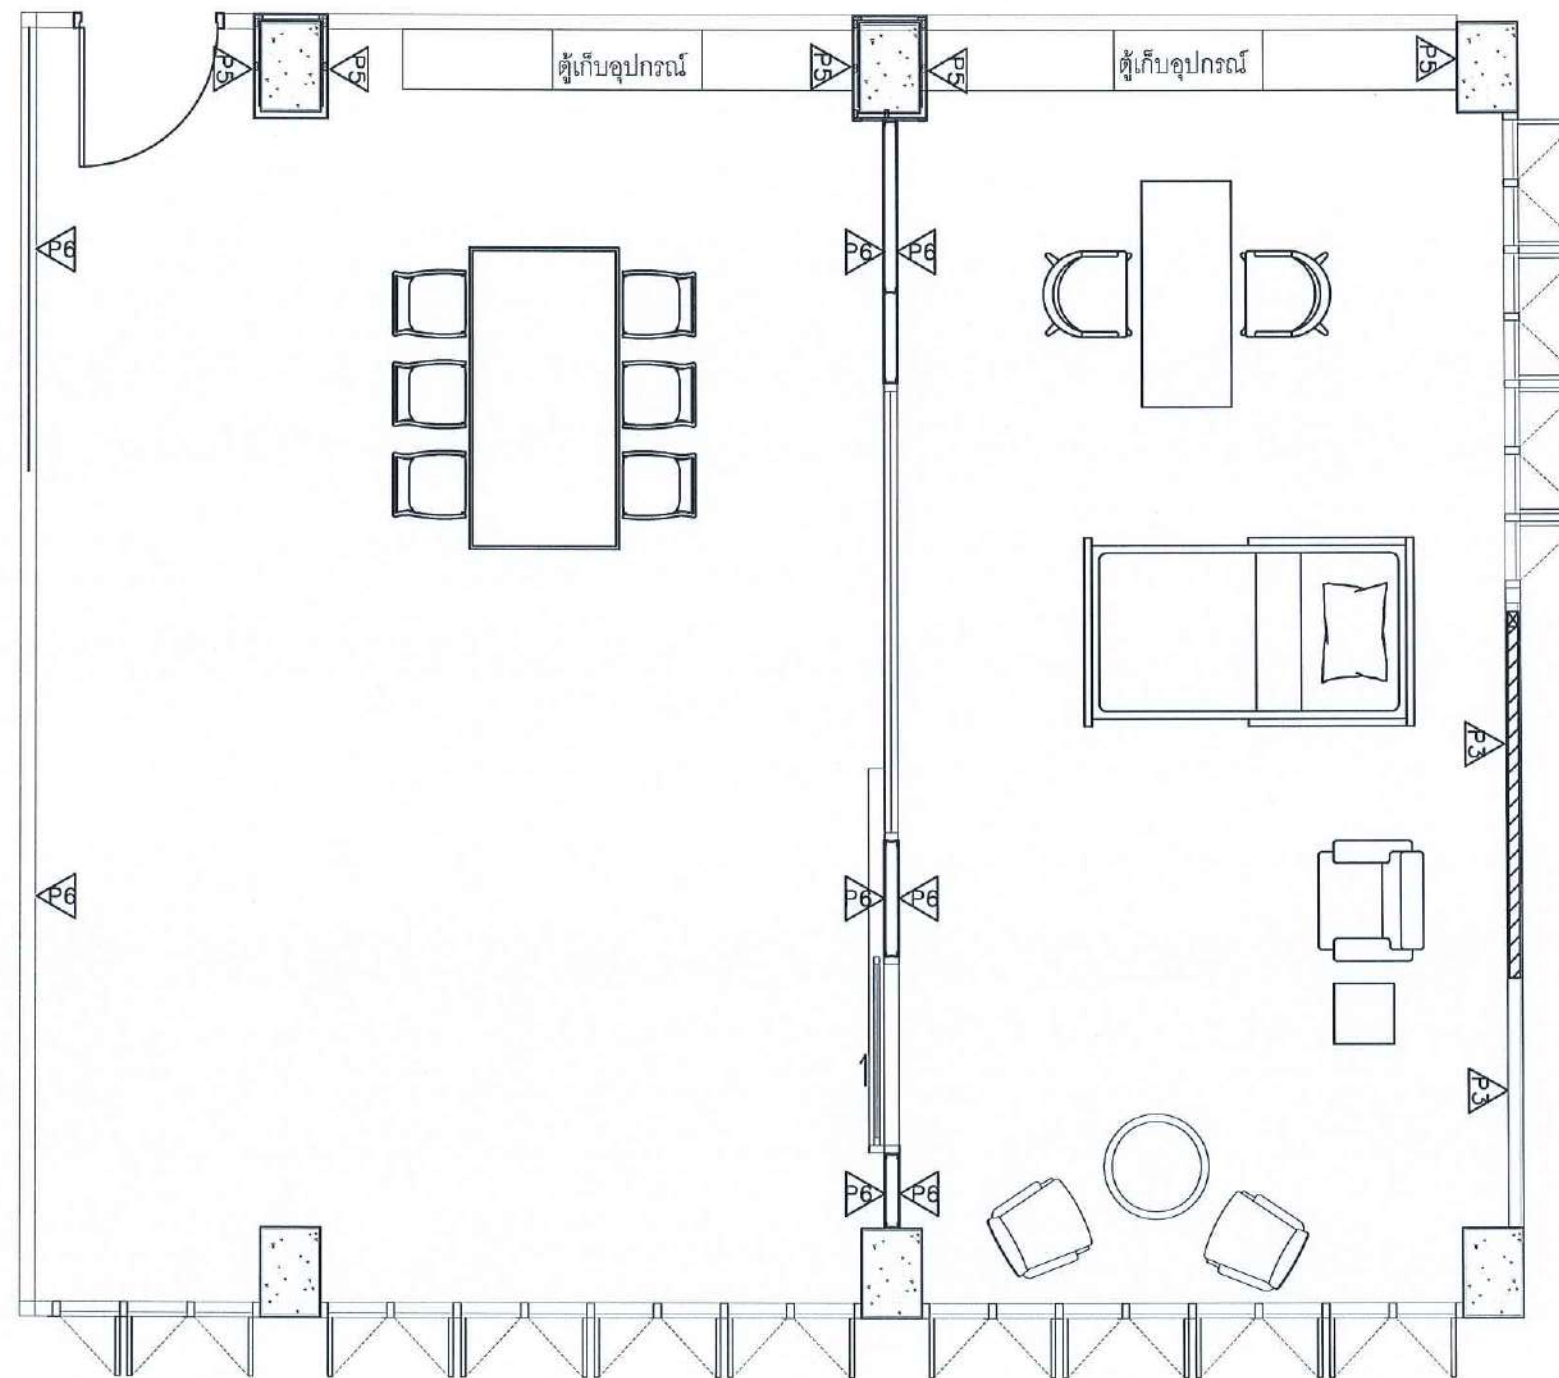

ผนังเดิม ทาสี ACRYLIC 100% ชนิดทากายใน สีเบเยอร์ 3183



ผนังยิปซัมบอร์ด 12 มม.ขอบเรียบ ฉาบเรียบ โครงเคร่าโลหะชุบสังกะสี
ทาสี ACRYLIC 100% ชนิดทากายใน สีเบเยอร์ 3183

WALL LAYOUT PLAN PLAN

Signature

Signature

Signature

SCALE 1 : 50

PROJECT :

งานปรับปรุงอาคาร คณะพยาบาลศาสตร์
มหาวิทยาลัยราชภัฏนครสวรรค์

ASSOCIATE ENGINEER :

ฐานันดรย์ หล่มพานิช ทย. 63152

ASSOCIATE ARCHITECTS :

ทศพล อรรณพศิลป์ ญติ. 20411

ARCHITECTS :

วสิน สมนะวงษ์ ภา-สถ 21677

INTERIOR DESIGNER :

ELECTRICAL ENGINEER :

ภูไท อภัยสุน ภาท. 46872

DRAWING BY : *Signature*

วสิน สมนะวงษ์

REVISION

CHECKED

DATE

CUSTOMER :

DRAWING TITEL :


STAUTA :

DRAWING No.

CHECKED BY :

APPROVED BY :

DATE : 20.10.2568

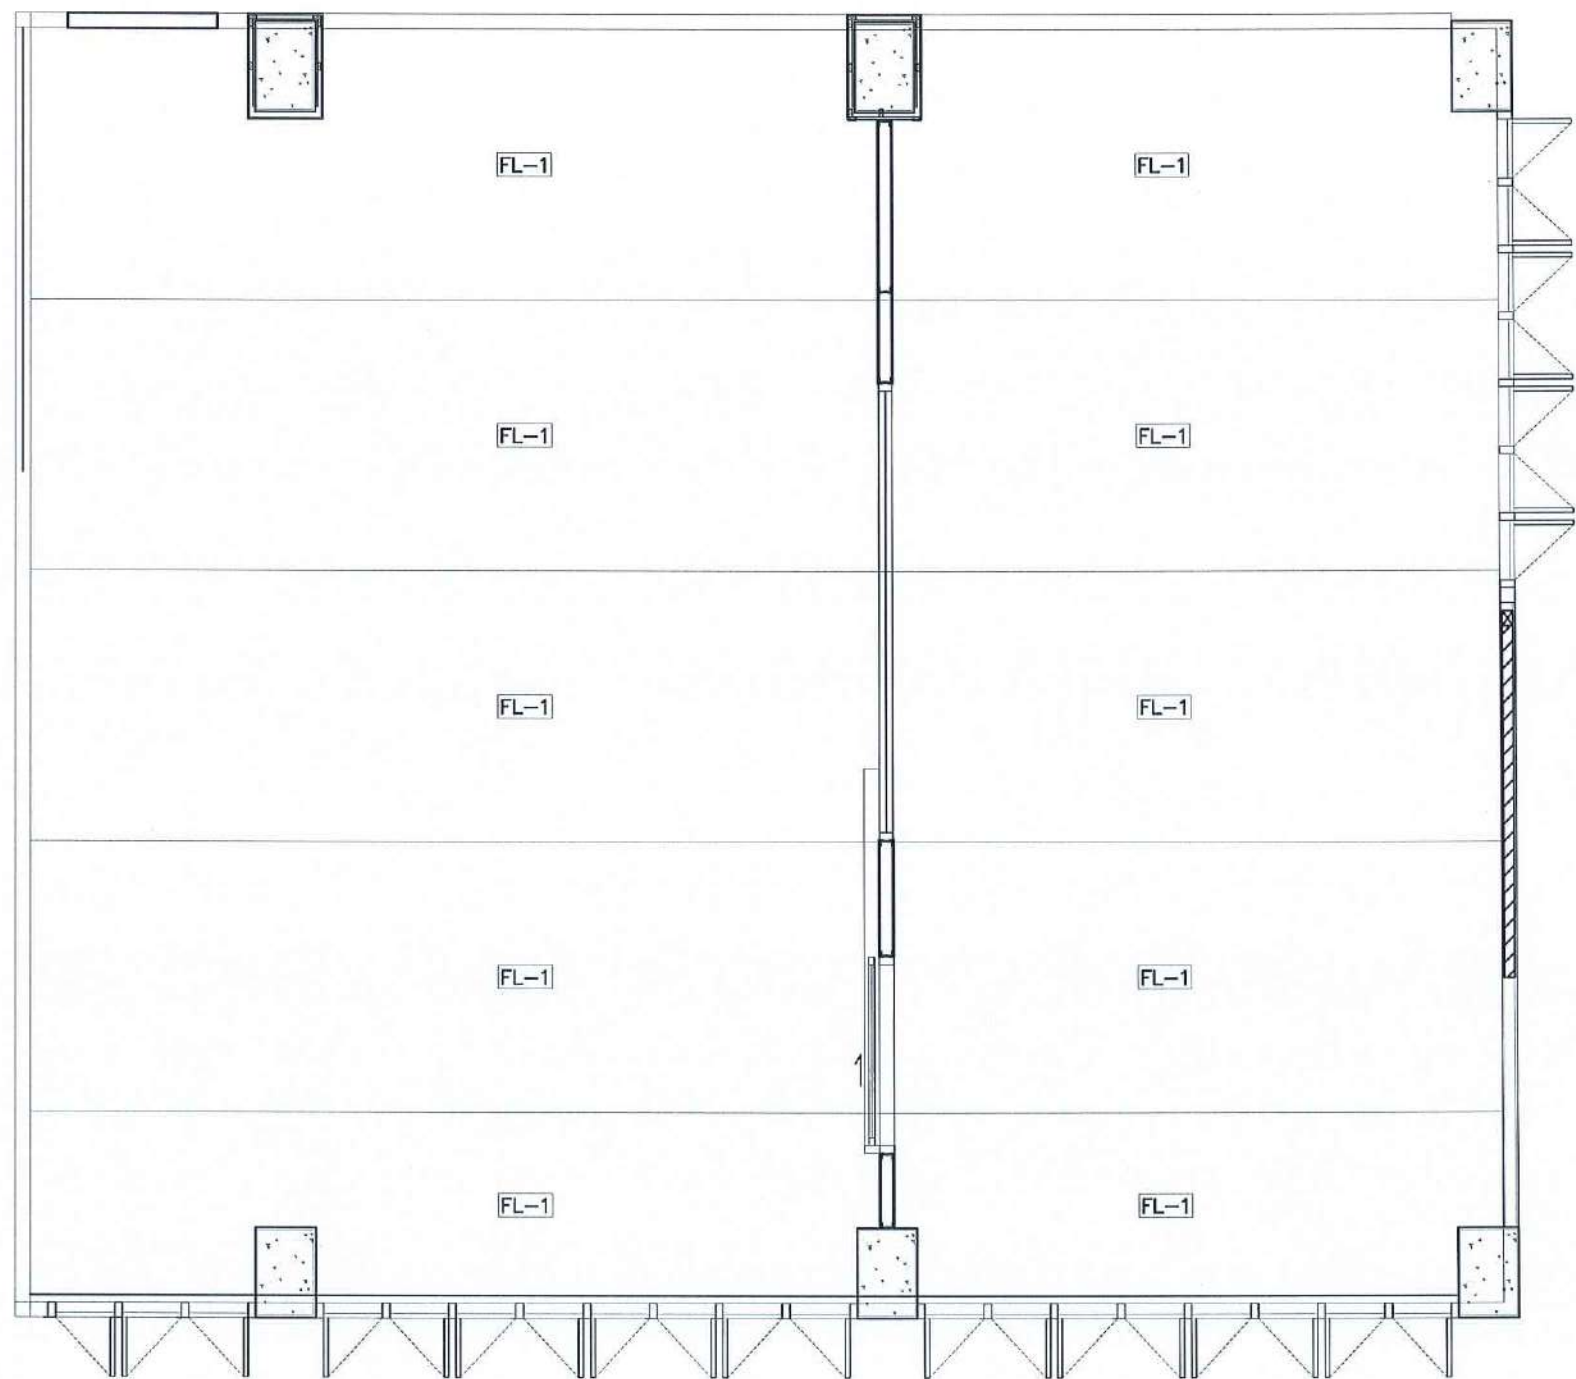

FL-1	กระเบื้องยางแบบม้วน หนาไม่น้อยกว่า 1.80 มม ยี่ห้อ ECOCLICK / Dinoflex หรือเทียบเท่า
WB-1	บัวยาง 10 ซม
—	รอยต่อกระเบื้องยาง

FLOOR PATTERN PLAN





SCALE 1 : 50

PROJECT :

งานปรับปรุงอาคาร คณะพยาบาลศาสตร์
มหาวิทยาลัยราชภัฏนครสวรรค์

ASSOCIATE ENGINEER :

สุกัญญา ห่อห่อพานิช ทย. 63152

ASSOCIATE ARCHITECTS :

ทศพล ธรรมศิลป์บุญฤติ ภา-สธ. 20411

ARCHITECTS :

วสิน สดะวงษ์ ภา-สธ 21677

INTERIOR DESIGNER :

ELECTRICAL ENGINEER :

ภูไท อภัยสุน ภาทก. 46872

DRAWING BY :

วสิน สดะวงษ์

REVISION CHECKED DATE

CUSTOMER :


DRAWING TITEL :

STAUTA : DRAWING No.

CHECKED BY :

APPROVED BY :

DATE : 20.10.2568

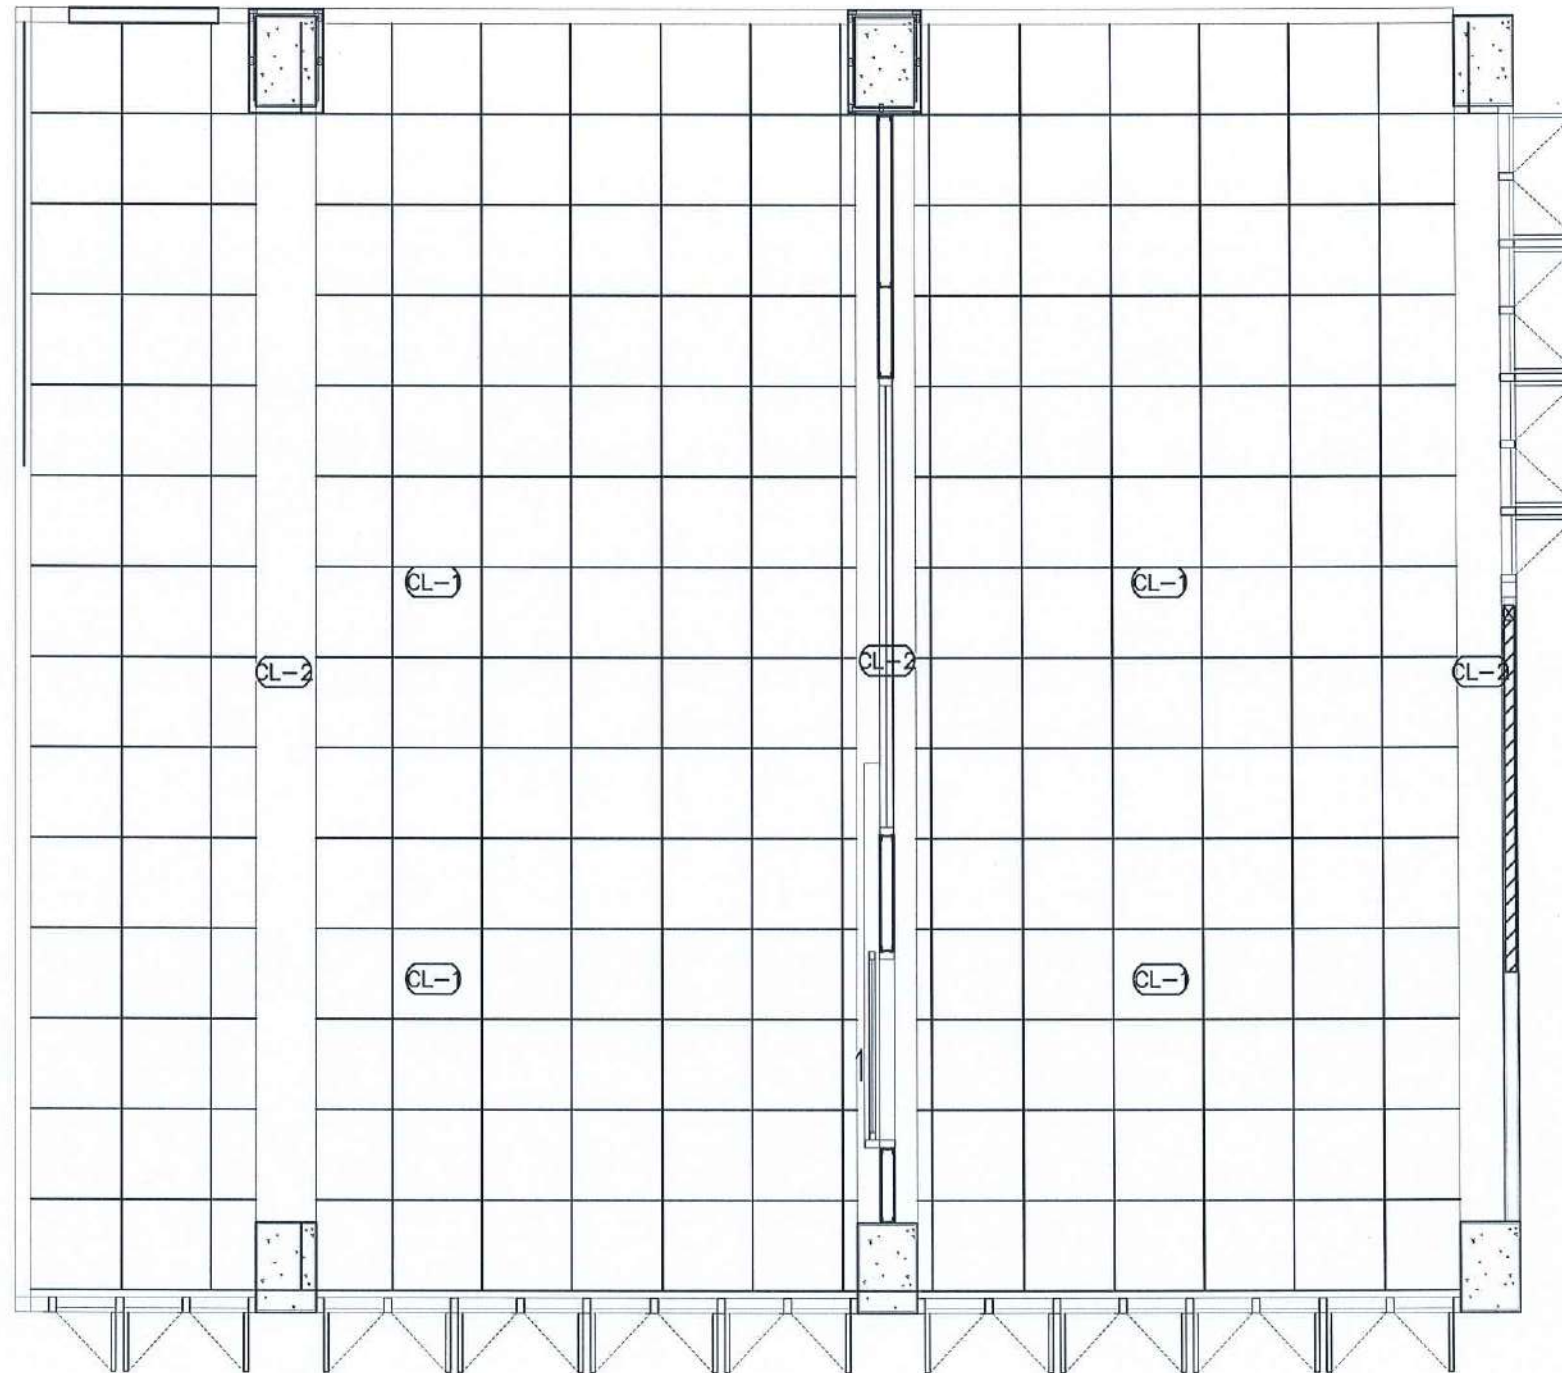

CL-1	ฝ้าเพดาน ACOUSTIC T-BAR 60x60 CM.
CL-2	ฉาบเติมอาคารทาสี (เทียบสีฝ้าAcoustic)


CEILING PLAN

Signature and date: 2561 2561

Signature


SCALE 1 : 50

PROJECT :		
งานปรับปรุงอาคาร คณะพยาบาลศาสตร์ มหาวิทยาลัยราชภัฏนครสวรรค์		
ASSOCIATE ENGINEER :		
ฐานันดรย์ หล่มพานิช ภย. 63152		
ASSOCIATE ARCHITECTS :		
ทศพล ธรรมศิลป์นิติ ภ-สถ. 20411		
ARCHITECTS :		
วสิน ธรรมะวงษ์ ภ-สถ 21677		
INTERIOR DESIGNER :		
ELECTRICAL ENGINEER :		
ภูไท อภัยสุน ภพท. 46872		
DRAWING BY : ภูไท อภัยสุน		
วสิน ธรรมะวงษ์		
REVISION	CHECKED	DATE
CUSTOMER :		
DRAWING TITEL :		
STAUTA :	DRAWING No.	
CHECKED BY :		
APPROVED BY :		
DATE : 20.10.2568		

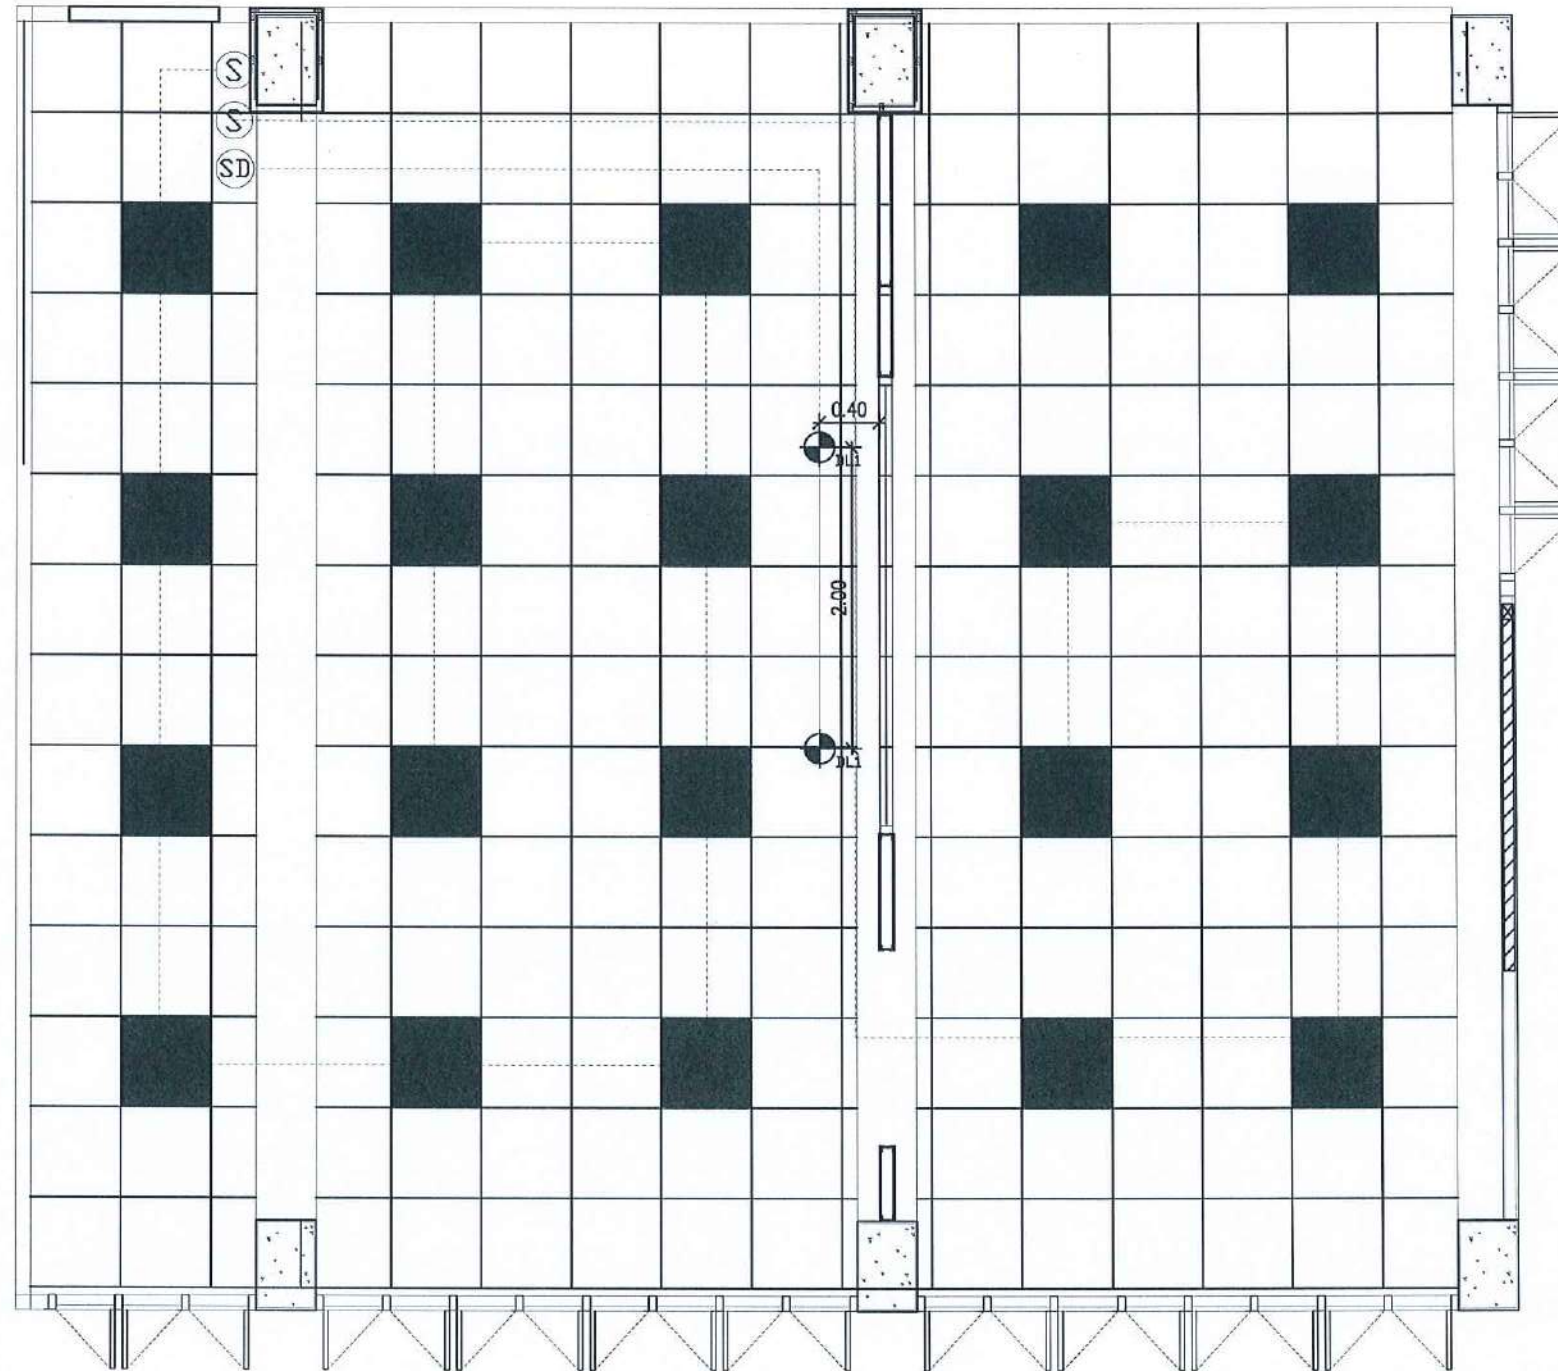

	PANEL LIGHT 60x60 CM.		SWITCH DIMMER
	SWITCH		
	LINE		

 LIGHTING PLAN

SCALE 1 : 50

PROJECT :

งานปรับปรุงอาคาร คณะพยาบาลศาสตร์
มหาวิทยาลัยราชภัฏนครสวรรค์

ASSOCIATE ENGINEER :

ฐานันตร์ หล่มพานิช ภย. 63152

ASSOCIATE ARCHITECTS :

ทศพล ธรรมศิลป์บุญดี ภ-สถ. 20411

 
ARCHITECTS :

วสิน สมนะวงษ์ ภ-สถ 21677

INTERIOR DESIGNER :

ELECTRICAL ENGINEER :

ภูไท อภัยสุน ภพก. 46872

DRAWING BY : 


วสิน สมนะวงษ์

REVISION	CHECKED	DATE

CUSTOMER :

DRAWING TITEL :

STAUTA :	DRAWING No.
CHECKED BY :	
APPROVED BY :	
DATE : 20.10.2568	

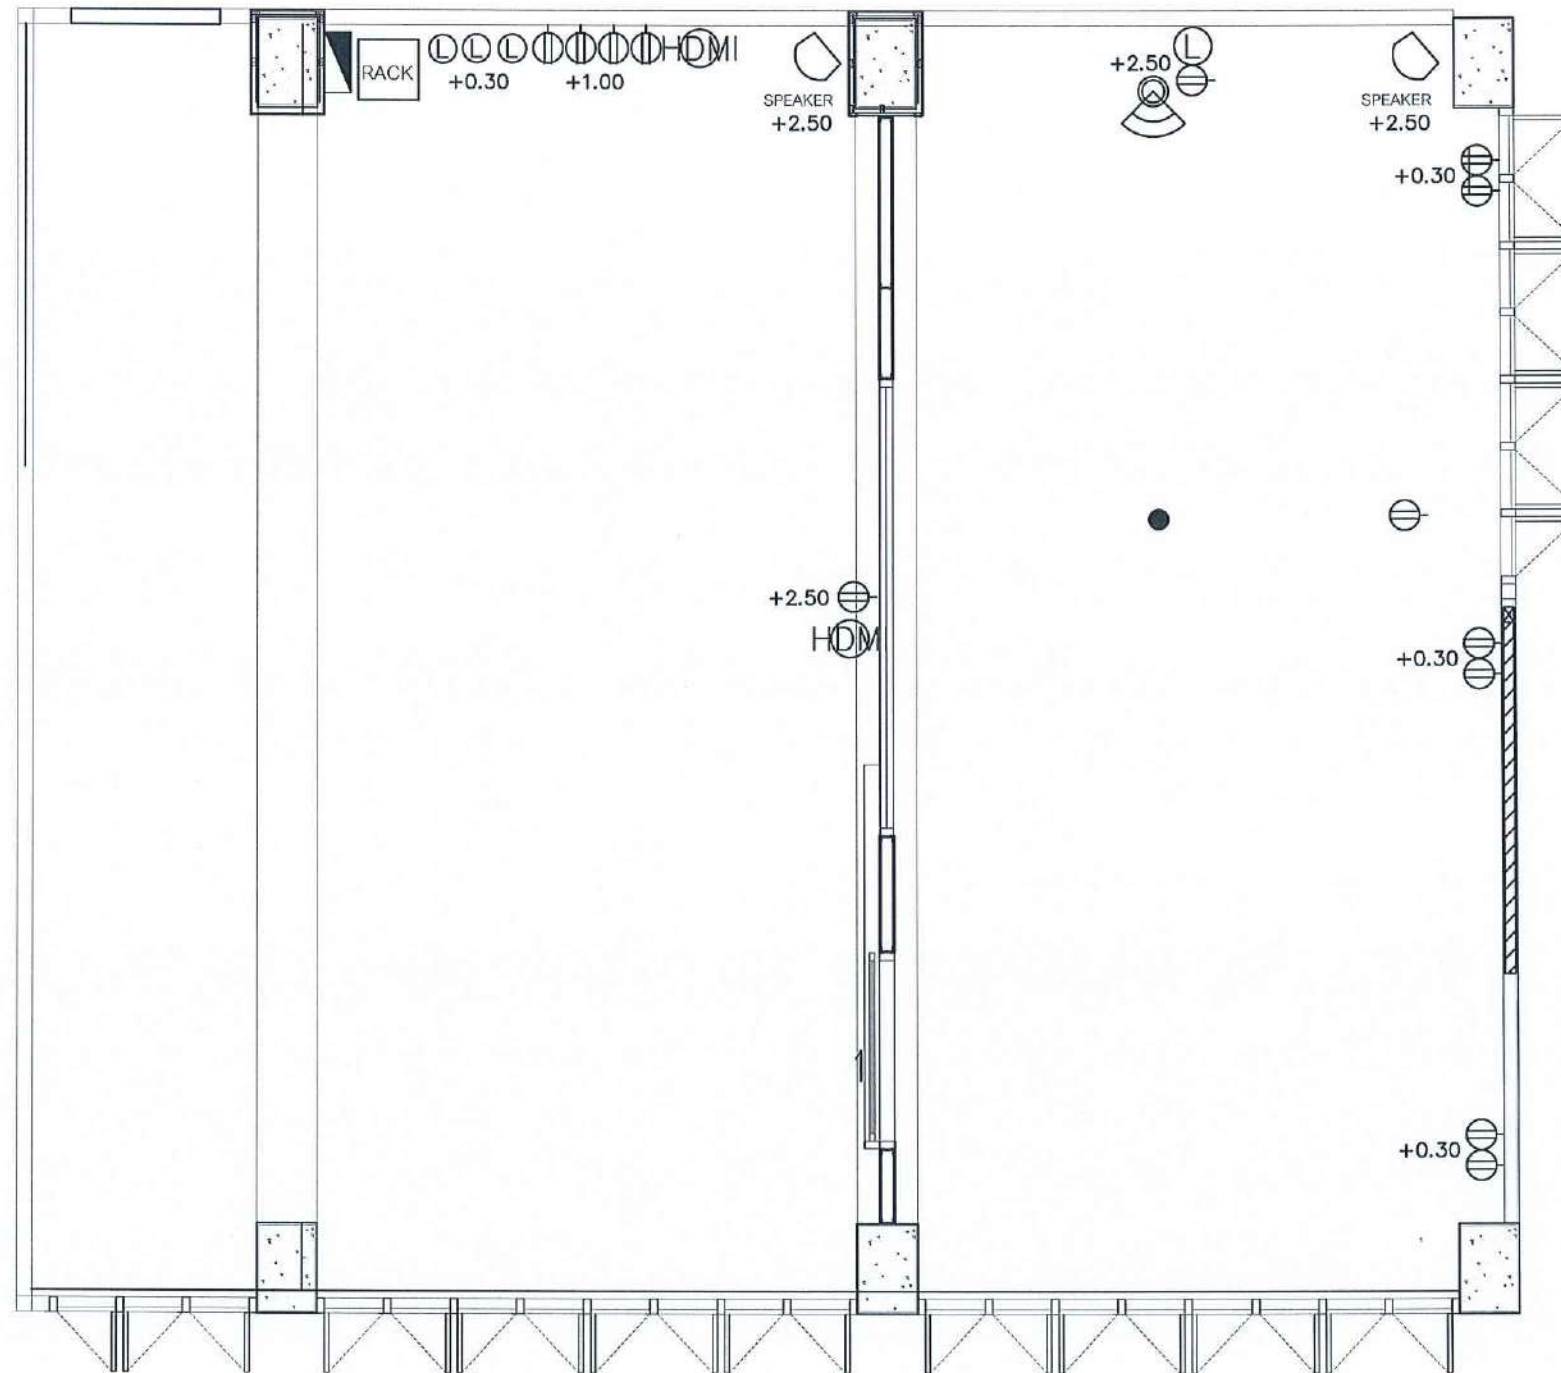

CCTV FINISHING SYMBOLS			
	CAMERA		NETWORK
	SWITCH		CONSUMER UNIT
	DUPLEX RECEPTACLE		โมดูลเตือนเสียง
	WALL SPEAKER		

CCTV PLAN

[Signature]

[Signature]

[Signature]

SCALE 1 : 50

PROJECT :

งานปรับปรุงอาคาร คณะพยาบาลศาสตร์
มหาวิทยาลัยราชภัฏนครสวรรค์

ASSOCIATE ENGINEER :

ฐานันดรย์ หล่องพานิช ทย. 63152

ASSOCIATE ARCHITECTS :

ทศพล ธรรมศิลป์บุญดี ภา-สถ. 20411

ARCHITECTS :

วสิน วัฒนวงษ์ ภา-สถ 21677

INTERIOR DESIGNER :

ELECTRICAL ENGINEER :

ภูไท อภัยสุน ภาวก. 46872

DRAWING BY :

วสิน วัฒนวงษ์

REVISION

CHECKED

DATE

CUSTOMER :

DRAWING TITEL :


STAUTA :

DRAWING No.

CHECKED BY :

APPROVED BY :


DATE : 20.10.2568

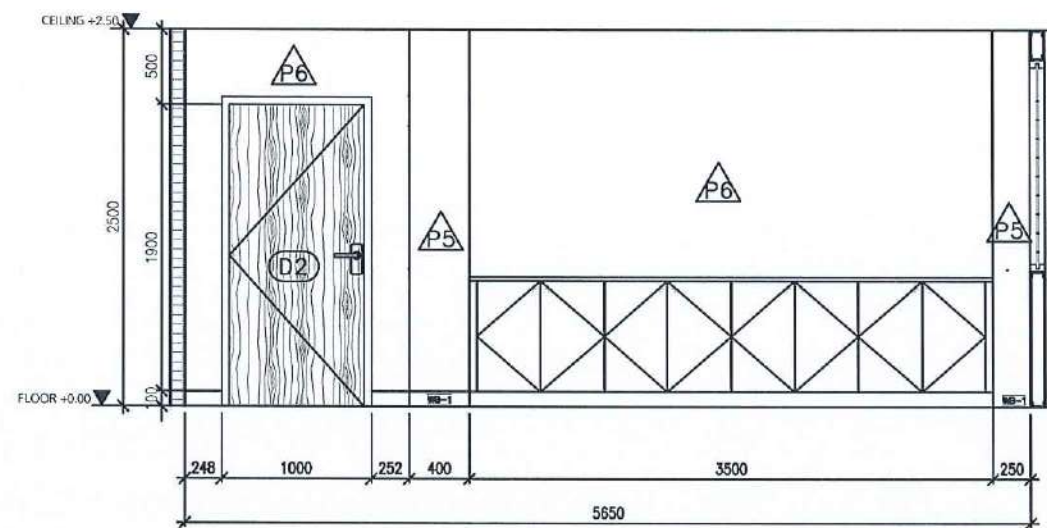

ELEVATION

E1

SCALE 1 : 50

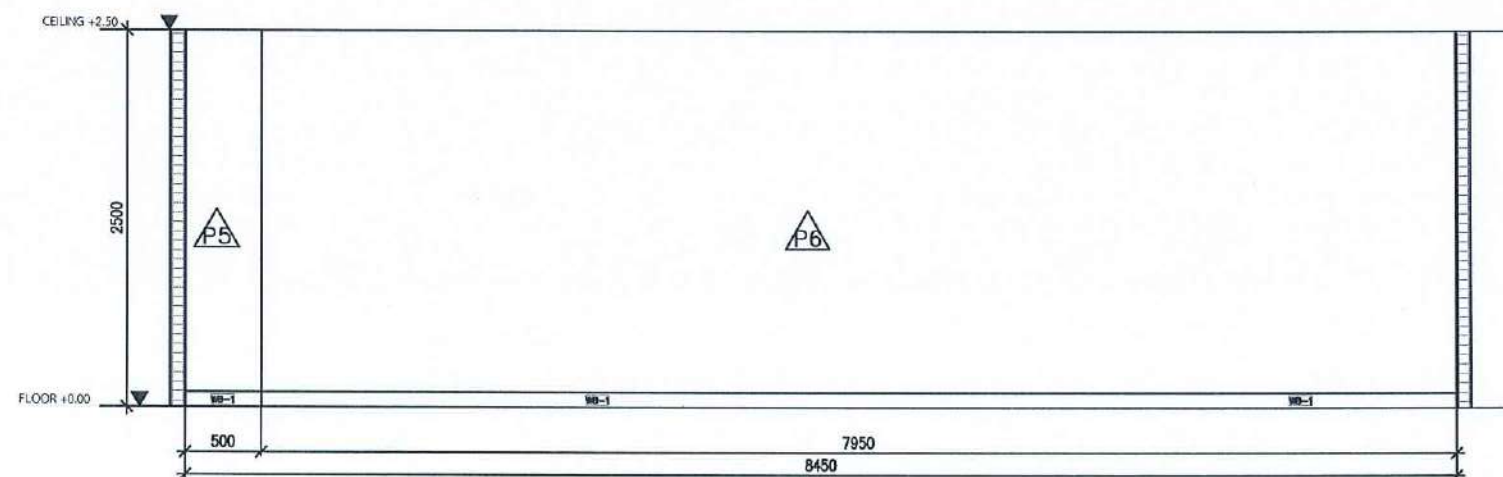

ELEVATION

E2

SCALE 1 : 50

PROJECT :

งานปรับปรุงอาคาร คณะพยาบาลศาสตร์
มหาวิทยาลัยราชภัฏนครสวรรค์

ASSOCIATE ENGINEER :

สุวัฒน์ ทรัพย์พานิช ทย. 63152

ASSOCIATE ARCHITECTS :

ทศพล ธรรมศิลป์บุญฤดี ภ-สถ. 20411

ARCHITECTS :

วศิน สมนะวงษ์ ภ-สถ 21677

INTERIOR DESIGNER :

ELECTRICAL ENGINEER :

ภูไท อภัยสุน ภพท. 46872

DRAWING BY :

วศิน สมนะวงษ์

REVISION

CHECKED

DATE

CUSTOMER :

DRAWING TITEL :


STAUTA :

DRAWING No.

CHECKED BY :

APPROVED BY :


DATE : 20.10.2568

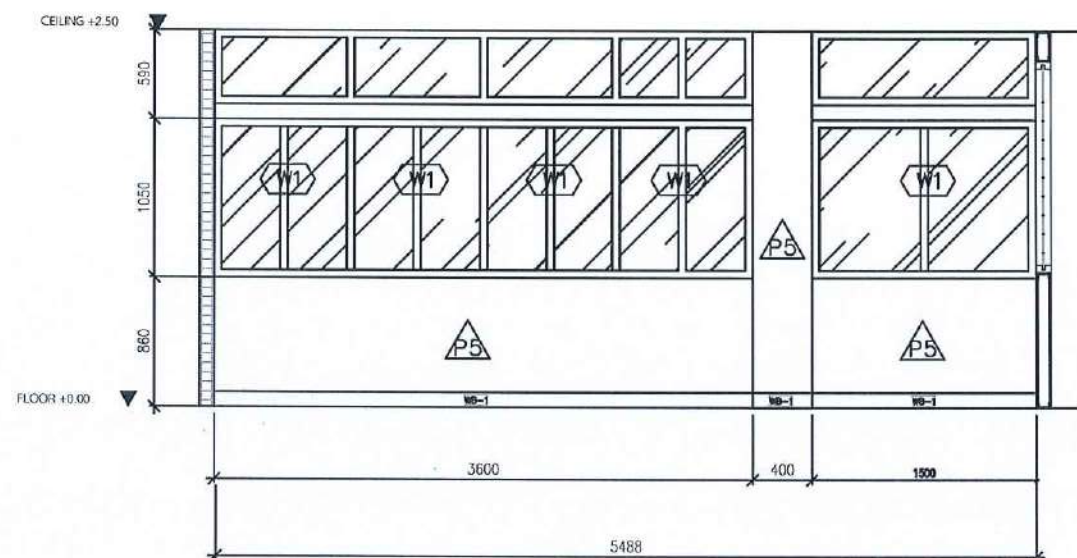

ELEVATION

E3

SCALE 1 : 50

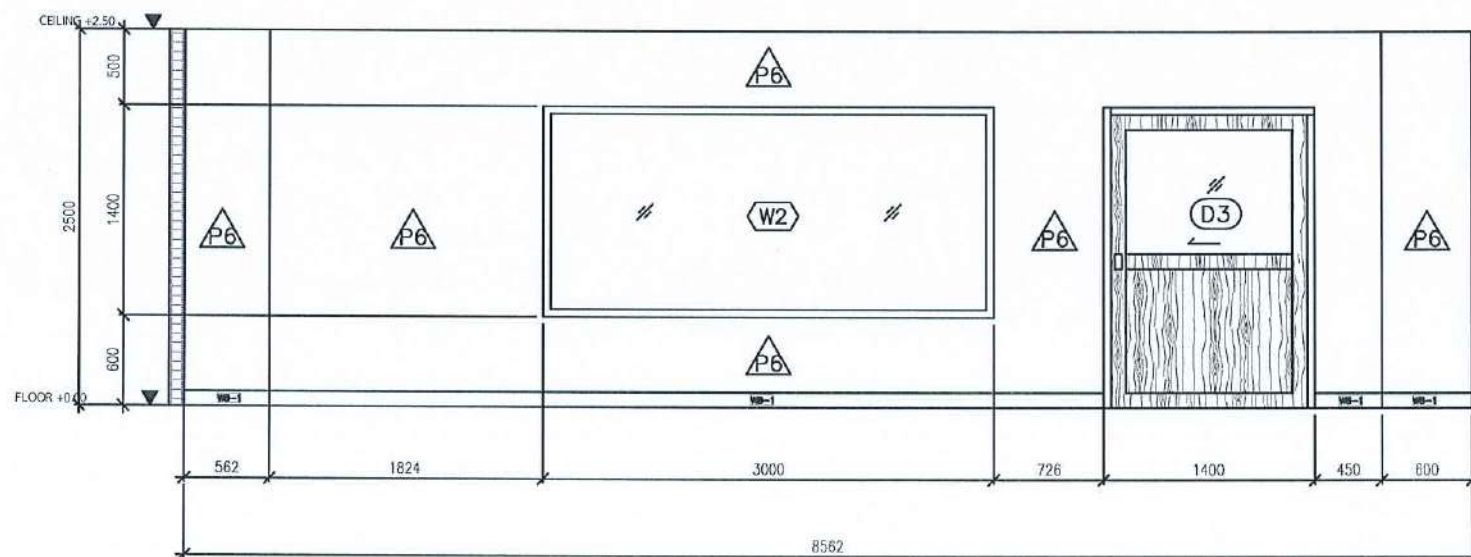

ELEVATION

E4

SCALE 1 : 50

PROJECT :

งานปรับปรุงอาคาร คณะพยาบาลศาสตร์
มหาวิทยาลัยราชภัฏนครสวรรค์

ASSOCIATE ENGINEER :

ฐานันดรย์ หลานพานิช ทย. 63152

ASSOCIATE ARCHITECTS :

ทศพล ธรรมศิลป์บุญดี ภ-สถ. 20411

ARCHITECTS :

วสิน สมนะวงษ์ ภ-สถ. 21677

INTERIOR DESIGNER :

ELECTRICAL ENGINEER :

ภูไท อภัยสุน ภทก. 46872

DRAWING BY :


วสิน สมนะวงษ์

REVISION	CHECKED	DATE

CUSTOMER :

DRAWING TITEL :


STAUTA :	DRAWING No.
CHECKED BY :	
APPROVED BY :	
DATE : 20.10.2568	

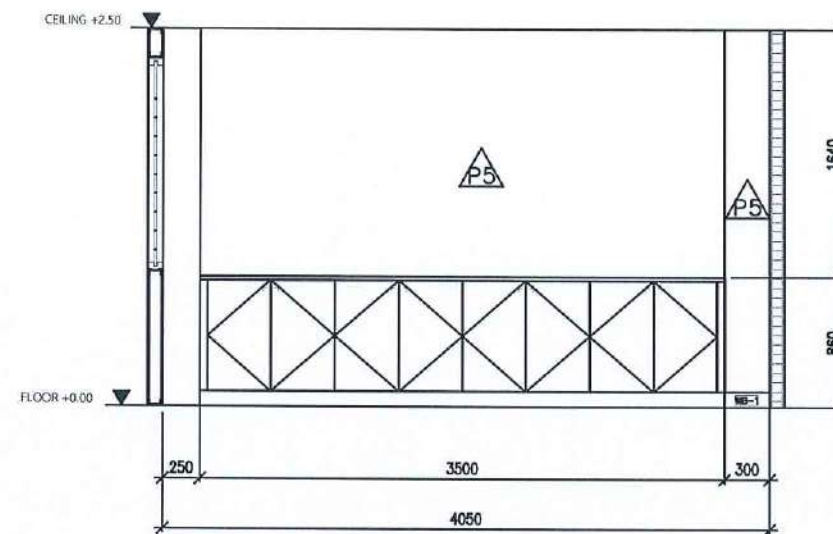

ELEVATION

E5

SCALE 1 : 50

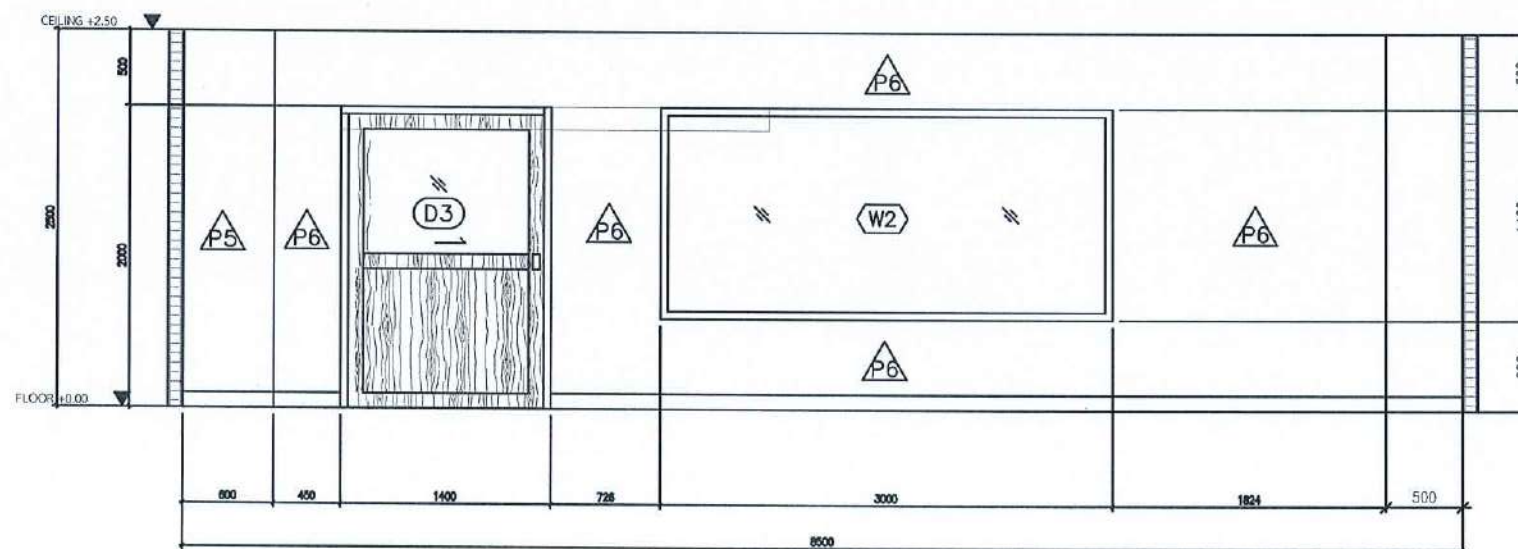

ELEVATION

E6

SCALE 1 : 50

PROJECT :

งานปรับปรุงอาคาร คณะพยาบาลศาสตร์
มหาวิทยาลัยราชภัฏนครสวรรค์

ASSOCIATE ENGINEER :

ฐานันดรย์ ส่วนพาณิชย์ ภย. 63152

ASSOCIATE ARCHITECTS :

ทศพล ธรรมศิลป์บุญดี ภ-สถ. 20411

ARCHITECTS :

วศิน สมนะวงษ์ ภ-สถ 21677

INTERIOR DESIGNER :

ELECTRICAL ENGINEER :

ภูไท อภัยสุน ภพท. 46872

DRAWING BY : ภูไท อภัยสุน

วศิน สมนะวงษ์

REVISION

CHECKED

DATE

CUSTOMER :

DRAWING TITEL :


STAUTA :

DRAWING No.

CHECKED BY :

APPROVED BY :


DATE : 20.10.2568

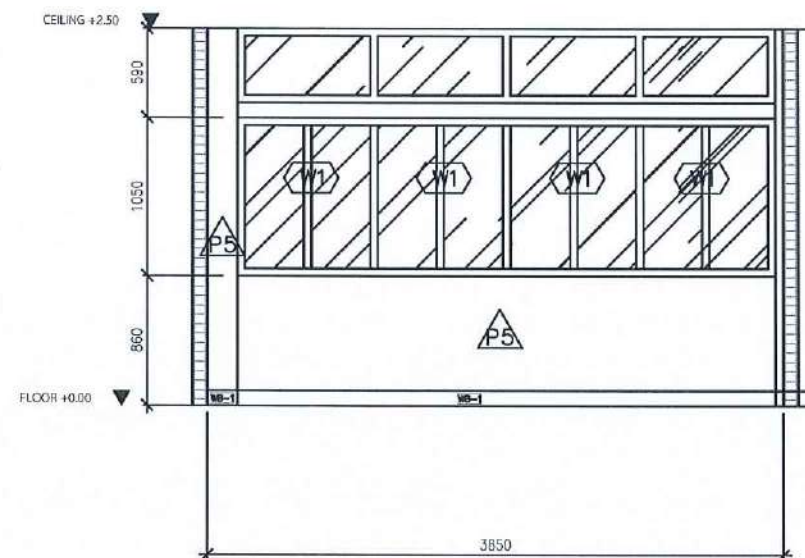

ELEVATION

E7

SCALE 1 : 50

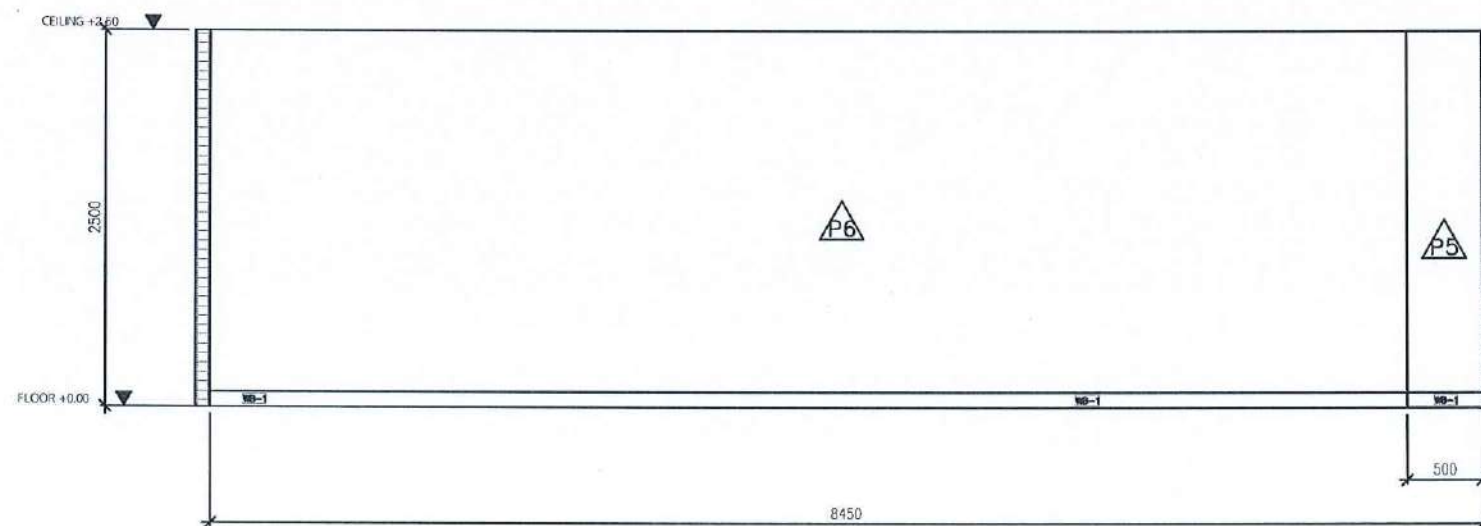

ELEVATION

E8

SCALE 1 : 50

PROJECT :

งานปรับปรุงอาคาร คณะพยาบาลศาสตร์
มหาวิทยาลัยราชภัฏนครสวรรค์

ASSOCIATE ENGINEER :

ฐานันดรย์ หล่มพานิช ทย. 63152

ASSOCIATE ARCHITECTS :

ทศพล อรรณพศิลป์ ทย. 20411

ARCHITECTS :

วศิน สมนะวงษ์ ทย. 21677

INTERIOR DESIGNER :

ELECTRICAL ENGINEER :

ภูไท อภัยสุน ทย. 46872

DRAWING BY :

วศิน สมนะวงษ์

REVISION

CHECKED

DATE

CUSTOMER :

DRAWING TITEL :


STAUTA :

DRAWING No.

CHECKED BY :

APPROVED BY :

DATE : 20.10.2568

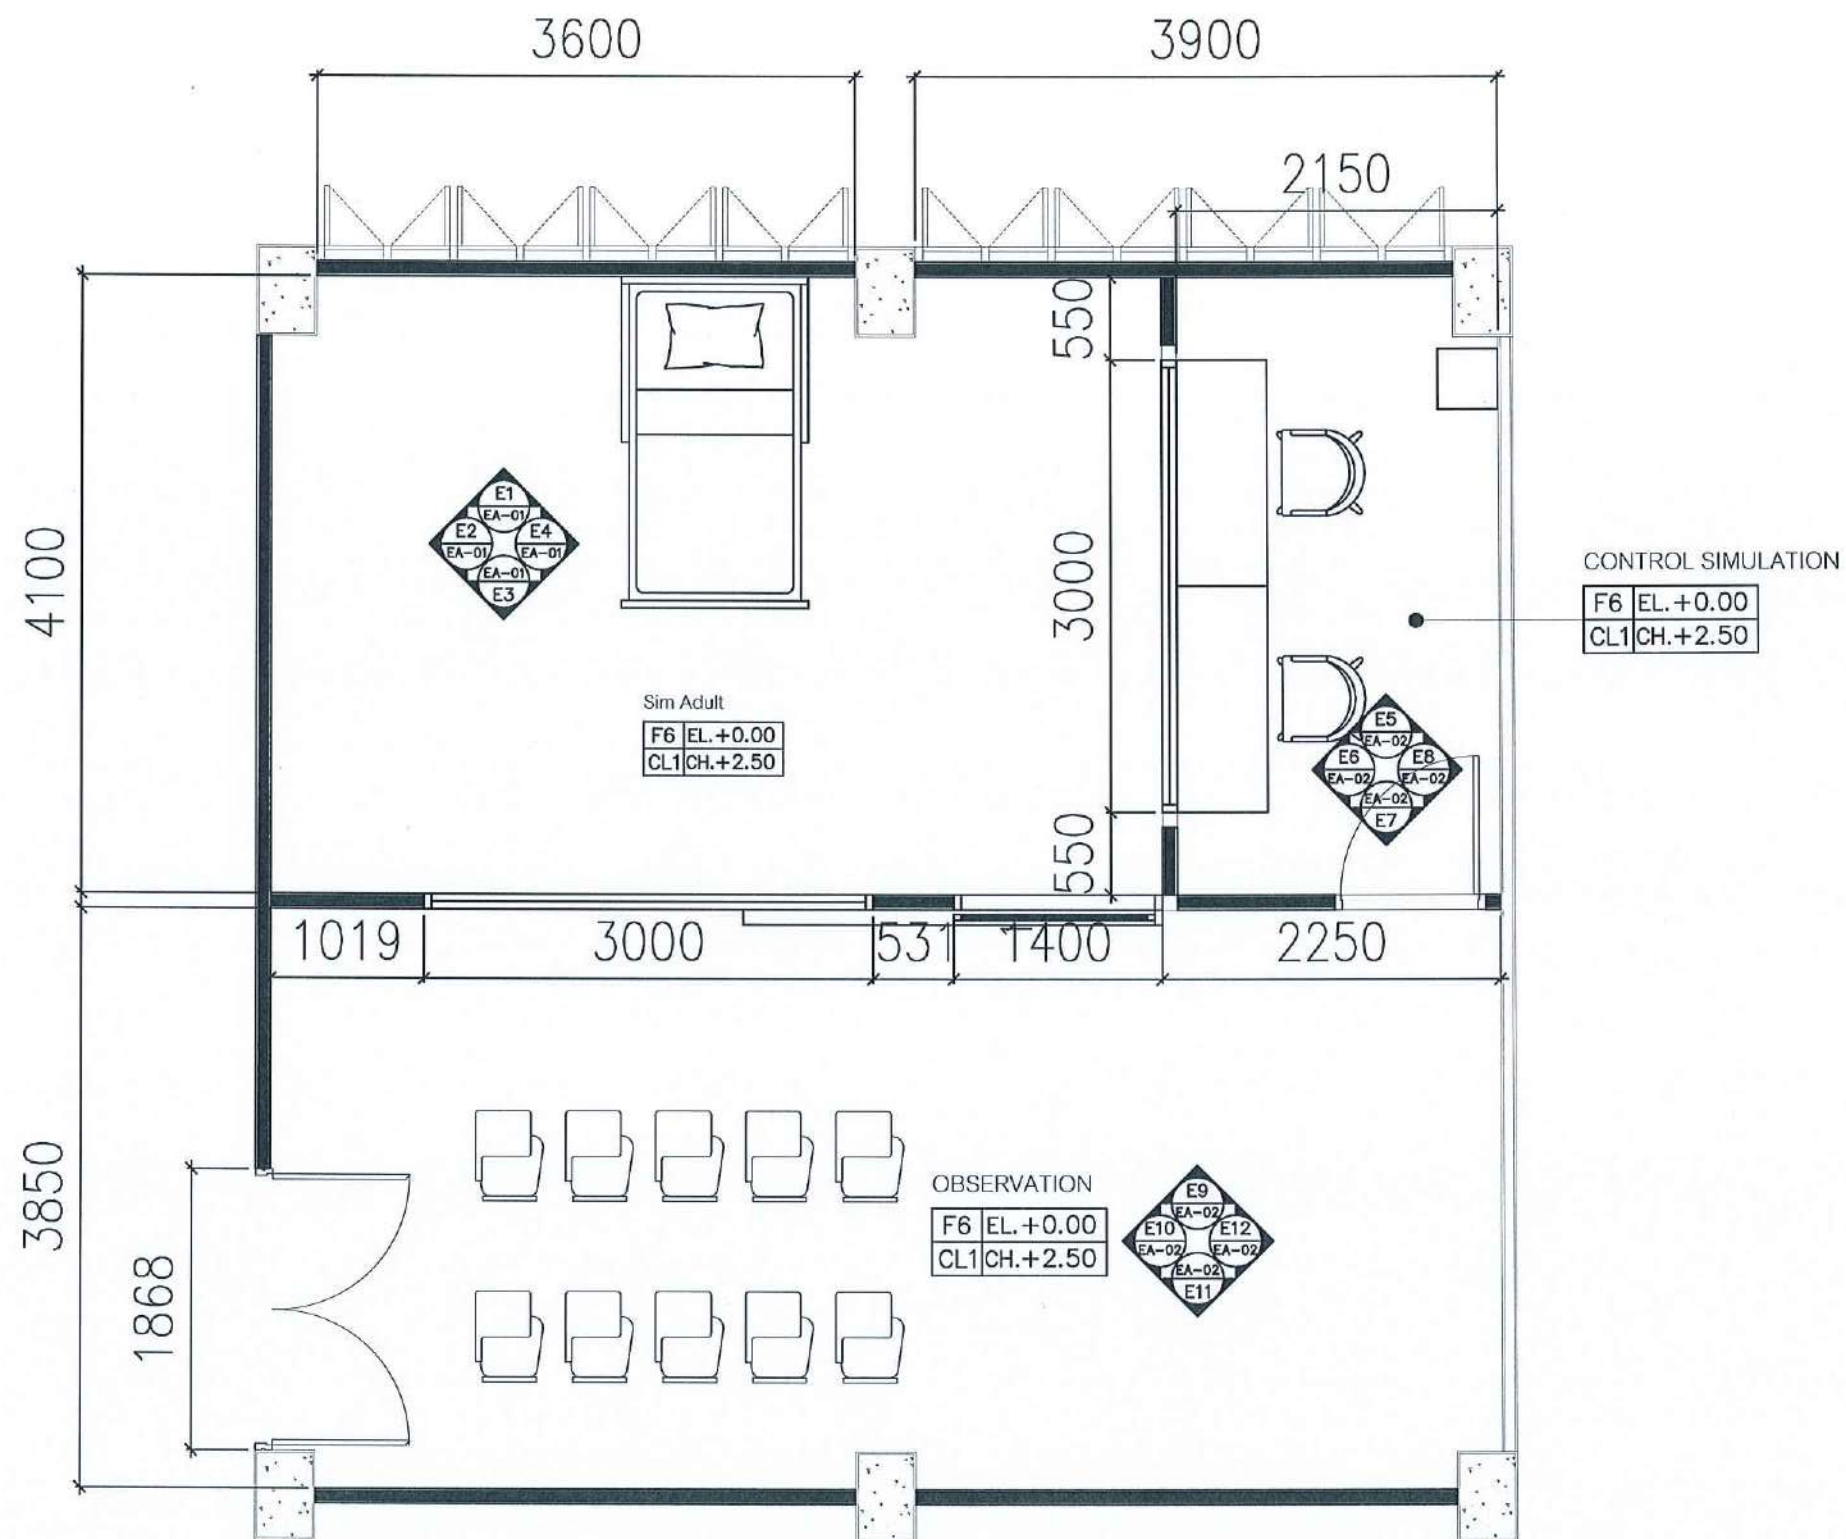

FURNITURE LAY OUT PLAN SIM

Signature and date: 25/10/2568

SCALE 1 : 50

PROJECT :

งานปรับปรุงอาคาร คณะพยาบาลศาสตร์
มหาวิทยาลัยราชภัฏนครสวรรค์

ASSOCIATE ENGINEER :

ฐานันดรย์ หล่มพานิช ทย. 63152

ASSOCIATE ARCHITECTS :

ทศพล ธรรมศิลป์ ญติ ภ.สค. 20411

ARCHITECTS :

วศิน สมนะวงษ์ ภ-สถ 21677

INTERIOR DESIGNER :

ELECTRICAL ENGINEER :

ภูไท อภัยสุน ภพท. 46872

DRAWING BY :


วศิน สมนะวงษ์

REVISION	CHECKED	DATE

CUSTOMER :

DRAWING TITEL :

STAUTA :	DRAWING No.
CHECKED BY :	
APPROVED BY :	
DATE : 20.10.2568	

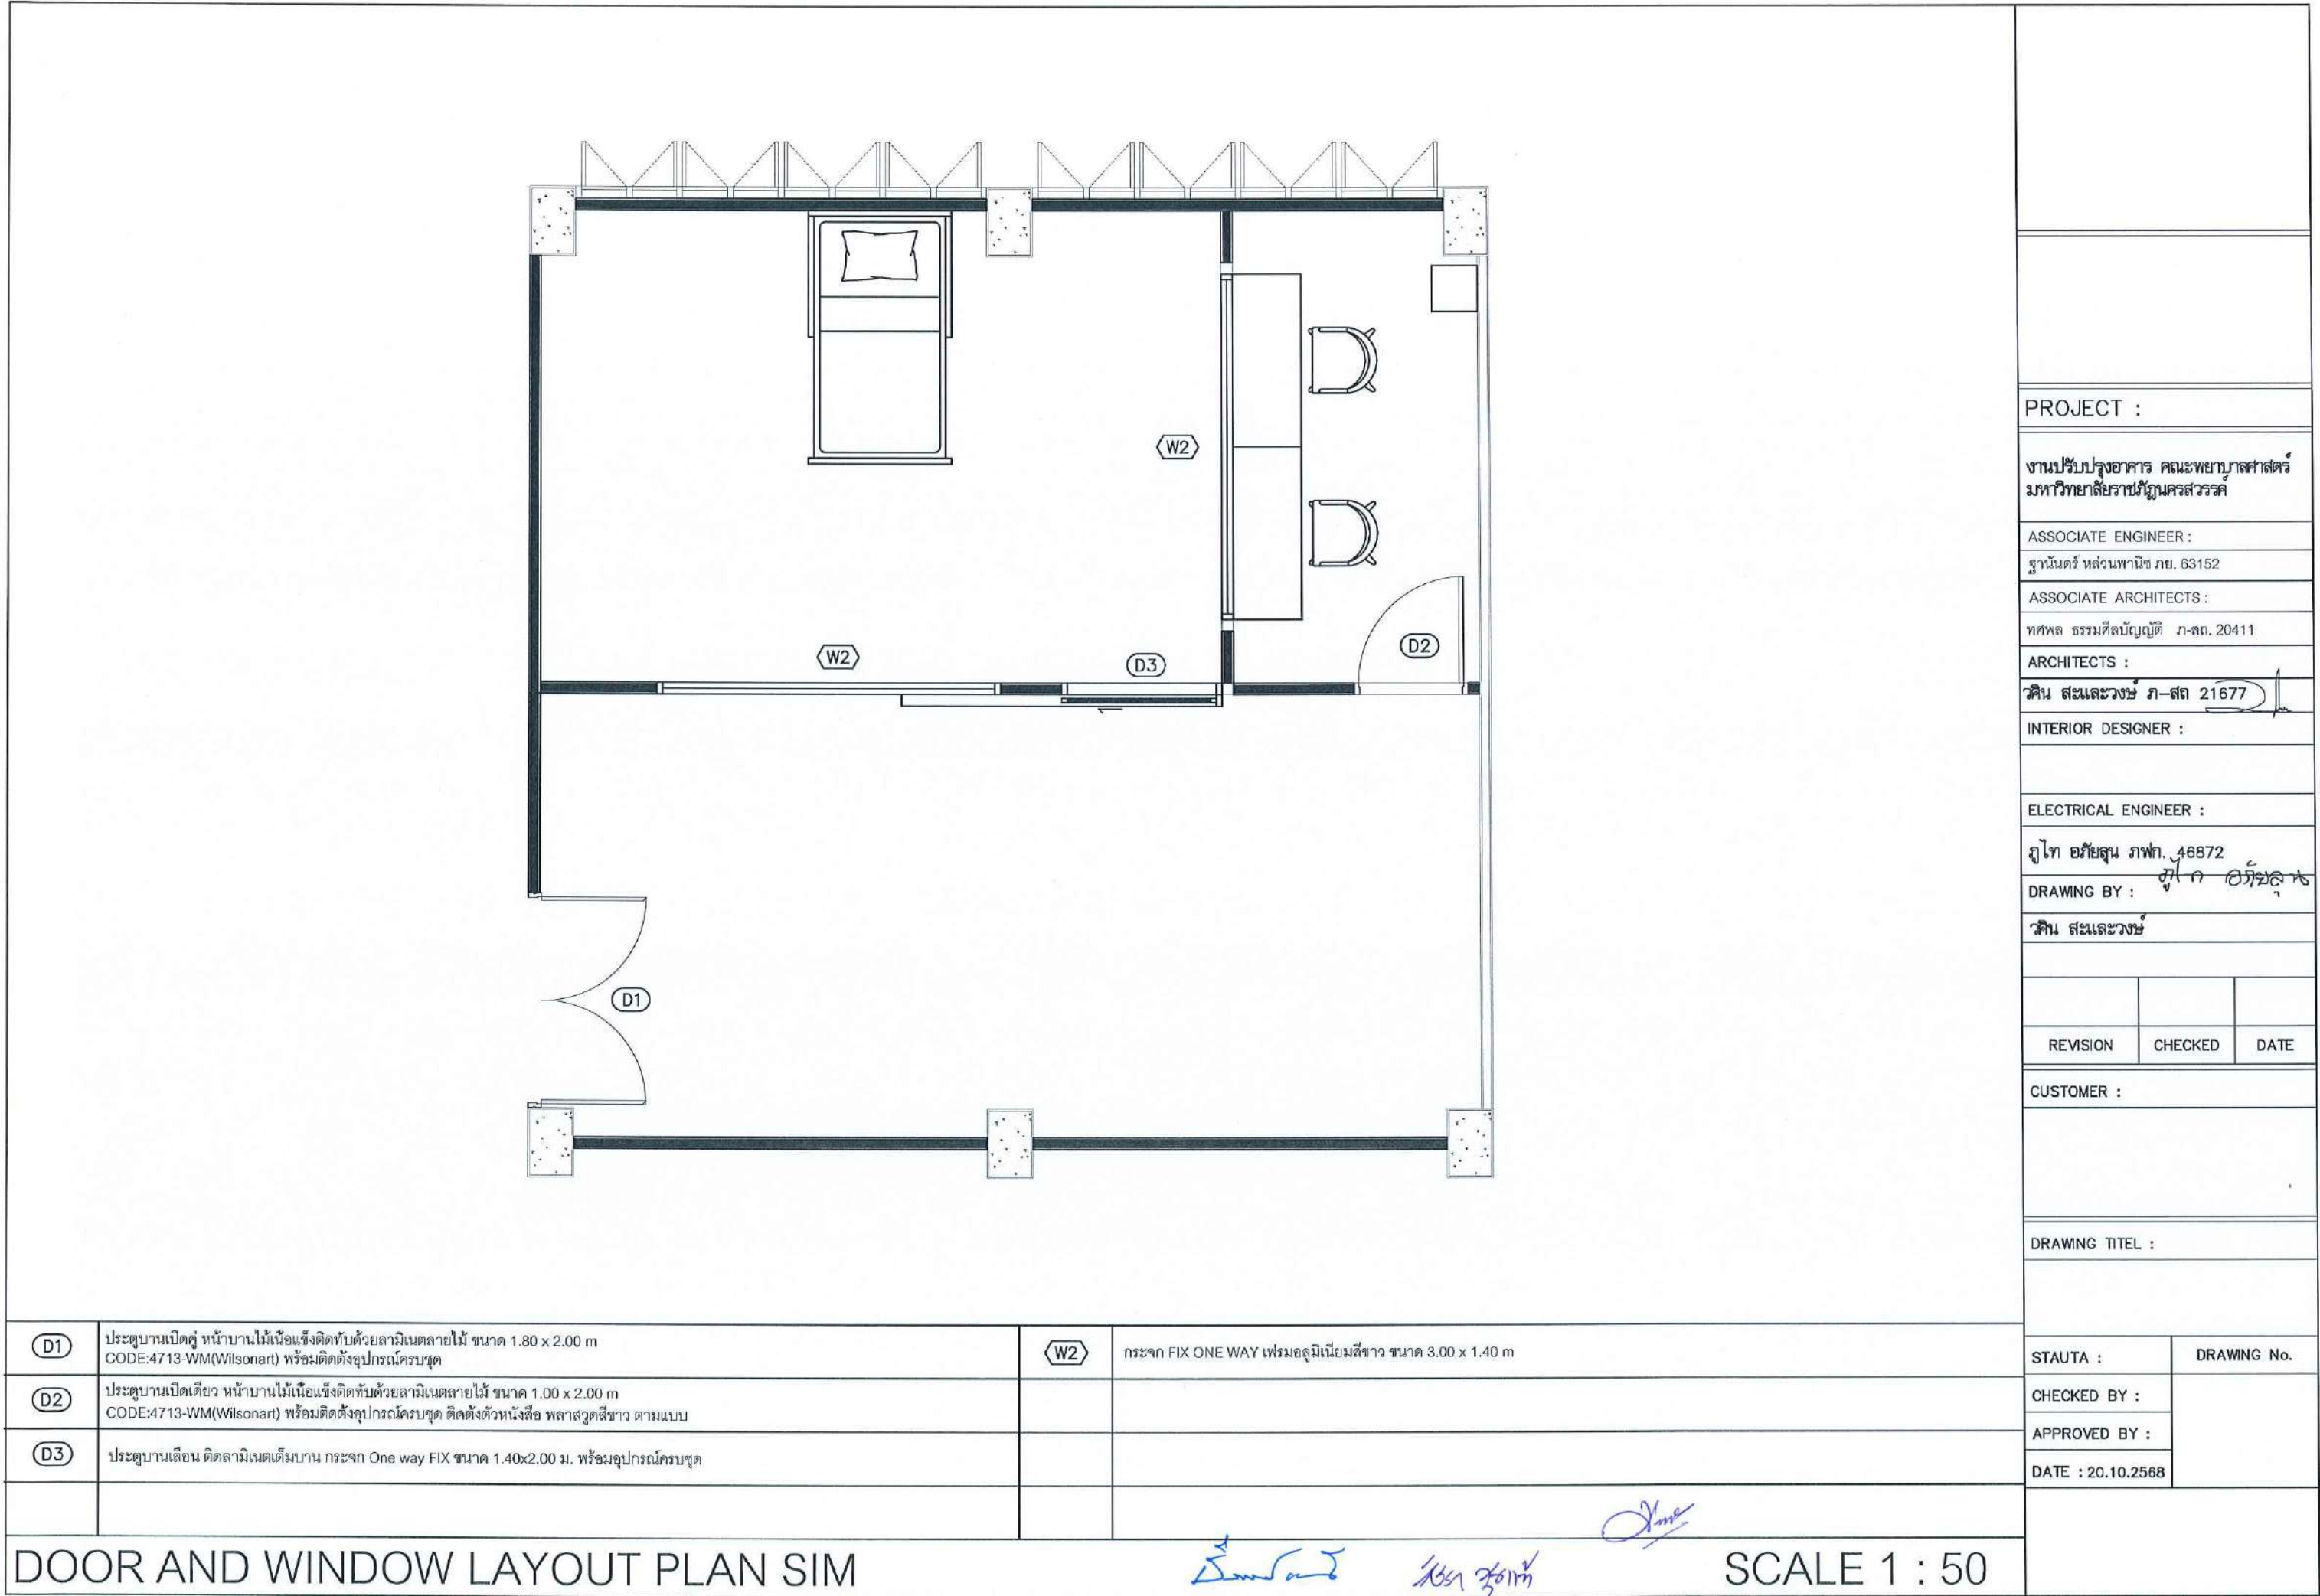

PROJECT :

งานปรับปรุงอาคาร คณะพยาบาลศาสตร์
มหาวิทยาลัยราชภัฏนครสวรรค์

ASSOCIATE ENGINEER :

ฐานันตร์ เหลืองพานิช ภย. 63152

ASSOCIATE ARCHITECTS :

ทศพล ธรรมศิลป์บุญดี ภ-สถ. 20411

ARCHITECTS :

วสิน วัฒนวงษ์ ภ-สถ 21677

INTERIOR DESIGNER :

ELECTRICAL ENGINEER :

ภูไท อภัยสุน ภพท. 46872

DRAWING BY :

วสิน วัฒนวงษ์

REVISION

CHECKED

DATE

CUSTOMER :

DRAWING TITEL :

STAUTA :

DRAWING No.

CHECKED BY :

APPROVED BY :

DATE : 20.10.2568

D1 ประตูบานเปิดคู่ หน้าบานไม้เนื้อแข็งติดทับด้วยลามิเนตลายไม้ ขนาด 1.80 x 2.00 m
CODE:4713-WM(Wilsonart) พร้อมติดตั้งอุปกรณ์ครบชุด


D2 ประตูบานเปิดเดี่ยว หน้าบานไม้เนื้อแข็งติดทับด้วยลามิเนตลายไม้ ขนาด 1.00 x 2.00 m
CODE:4713-WM(Wilsonart) พร้อมติดตั้งอุปกรณ์ครบชุด ติดตั้งตัวหนังสือ พลาสวูดสีขาว ตามแบบ

D3 ประตูบานเลื่อน ติดลามิเนตเต็มบาน กระฉาก One way FIX ขนาด 1.40x2.00 ม. พร้อมอุปกรณ์ครบชุด

W2 กระฉาก FIX ONE WAY เฟรมอลูมิเนียมสีขาว ขนาด 3.00 x 1.40 m

DOOR AND WINDOW LAYOUT PLAN SIM

SCALE 1 : 50

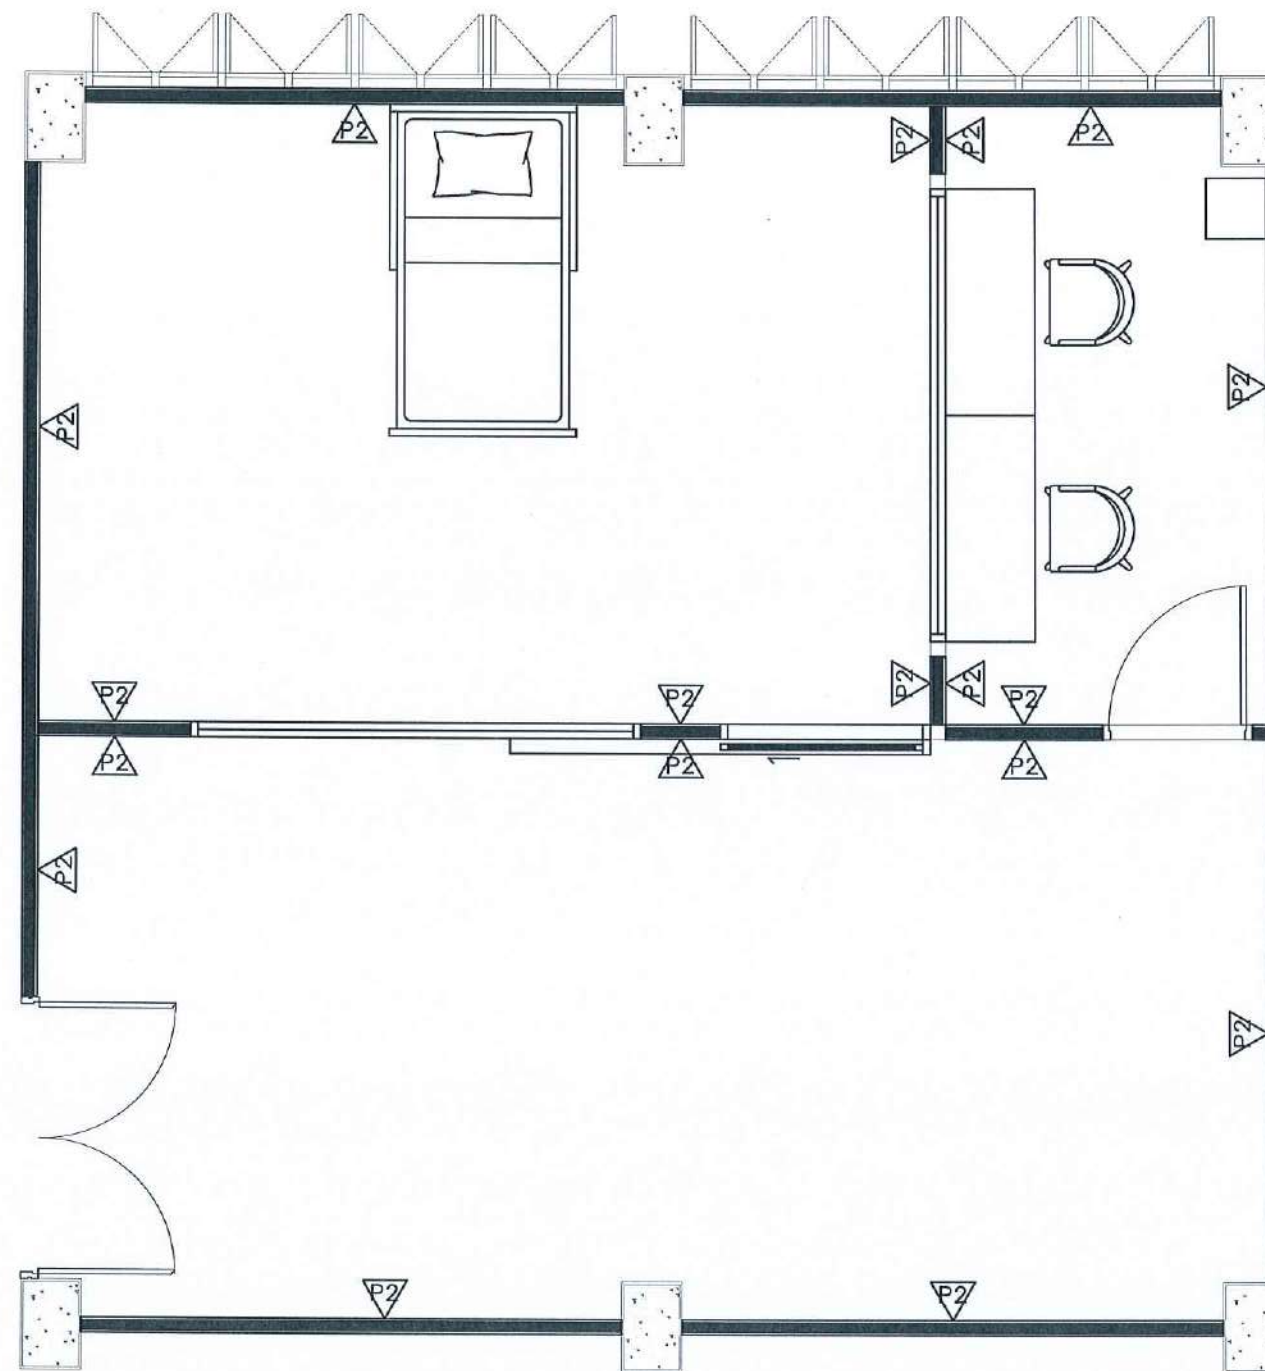

	ผนังเดิม ทาสี ACRYLIC 100% ชนิดทากายใน สีเบเยอร์ 140-1
	ผนังยกปั้มบอร์ด 12 มม.ขอบเรียบ ฉาบเรียบ โครงเคว่าโลหะชุบสังกะสี ทาสี ACRYLIC 100% ชนิดทากายใน สีเบเยอร์ 140-1
	ผนังกรุแผ่นซับเสียง SCG สีขาวสลับสีเขียว ตามแบบ

WALL LAYOUT PLAN SIM

SCALE 1 : 50

PROJECT :

งานปรับปรุงอาคาร คณะพยาบาลศาสตร์
มหาวิทยาลัยราชภัฏนครสวรรค์

ASSOCIATE ENGINEER :

ฐานันดรย์ ห่วงพานิช ทย. 63152

ASSOCIATE ARCHITECTS :

ทศพล ธรรมศิลป์บุญดี ภ-สถ. 20411

ARCHITECTS :

วสิน วัฒนวงษ์ ภ-สถ 21677

INTERIOR DESIGNER :

ELECTRICAL ENGINEER :

ภูไท อภัยสุน ภพท. 46872

DRAWING BY :

วสิน วัฒนวงษ์

REVISION

CHECKED

DATE

CUSTOMER :

DRAWING TITEL :

STAUTA :

DRAWING No.

CHECKED BY :

APPROVED BY :

DATE : 20.10.2568



FL-1	กระเบื้องยางแบบม้วน หนาไม่น้อยกว่า 1.80 มม ยี่ห้อ ECOCLICK / Dinoflex หรือเทียบเท่า
WB-1	บัวยาง 10 ซม
—	รอยต่อกระเบื้องยาง

FLOOR PATTERN PLAN SIM

Signature

Signature

Signature

SCALE 1 : 50

PROJECT :

งานปรับปรุงอาคาร คณะพยาบาลศาสตร์
มหาวิทยาลัยราชภัฏนครสวรรค์

ASSOCIATE ENGINEER :

ฐานันตร์ หล่อพานิช อย. 63152

ASSOCIATE ARCHITECTS :

ทศพล ธรรมศิลป์ ญ. 20411

ARCHITECTS :

วศิน สมนะวงษ์ ญ-สถ 21677

INTERIOR DESIGNER :

ELECTRICAL ENGINEER :

ภูไท อภัยสุน ภพท. 46872

DRAWING BY :

วศิน สมนะวงษ์

REVISION

CHECKED

DATE

CUSTOMER :

DRAWING TITEL :


STAUTA :

DRAWING No.

CHECKED BY :

APPROVED BY :

DATE : 20.10.2568

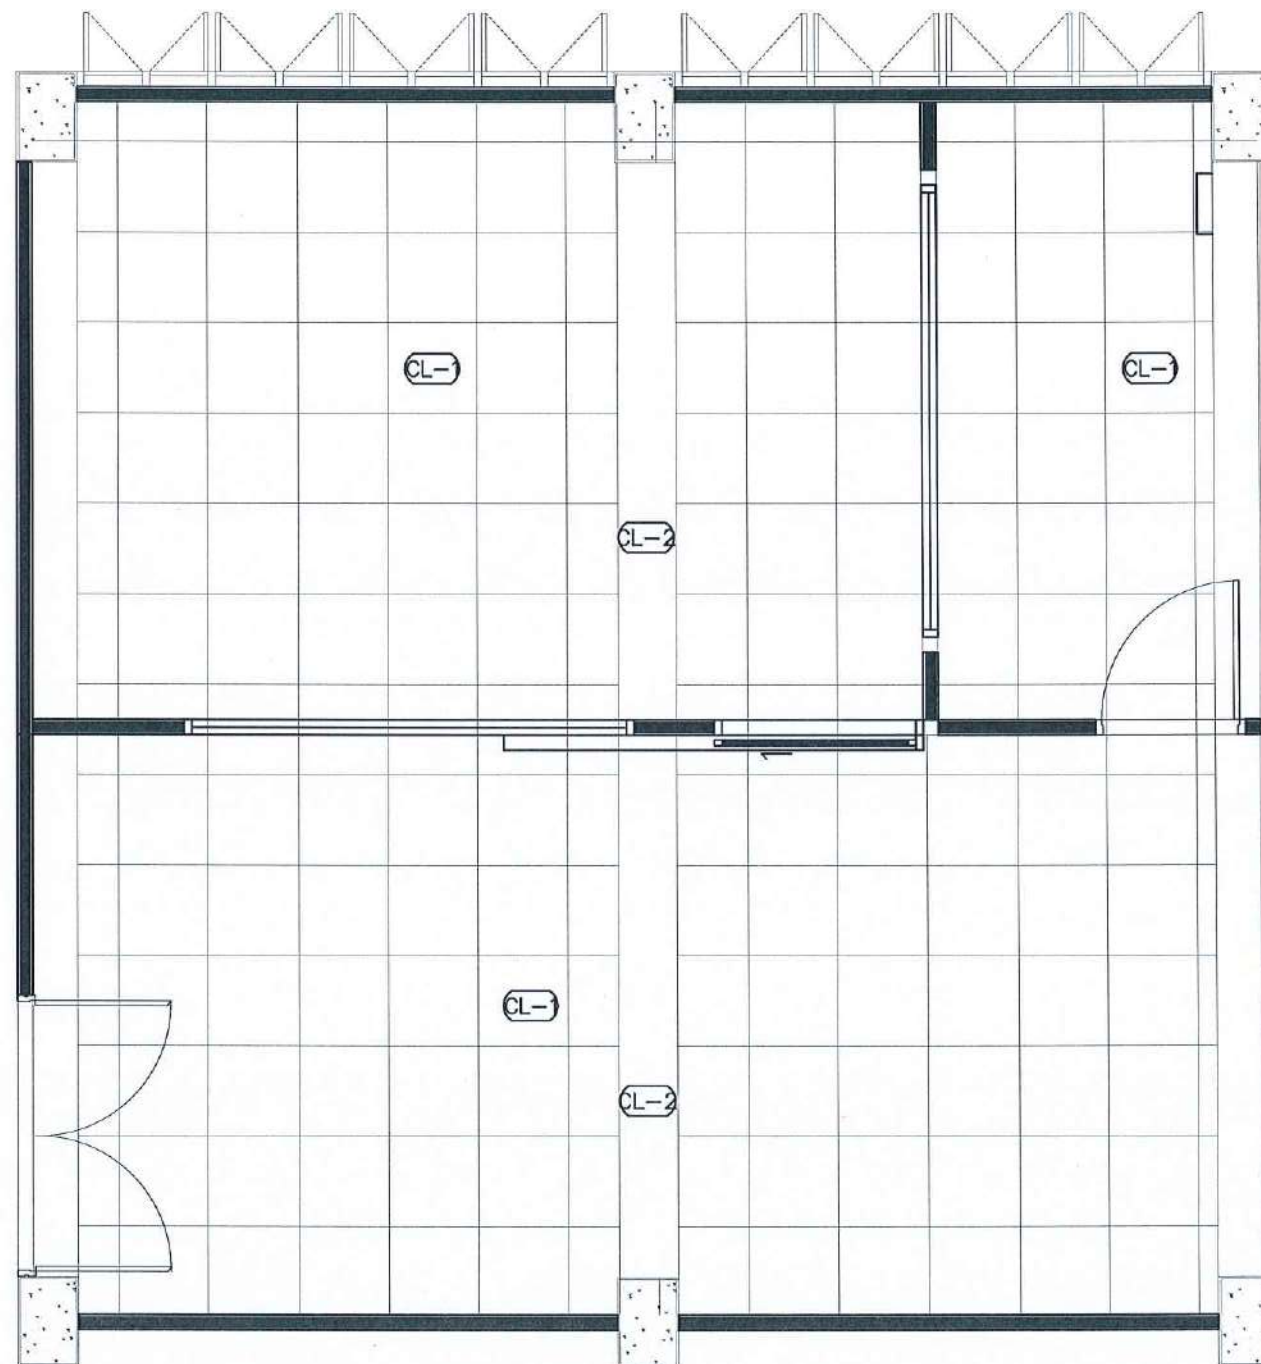

CL-1	ฝ้าเพดาน ACOUSTIC T-BAR 60x60 CM.
CL-2	ฉนวนดูดซับเสียง (ใยแก้วAcoustic) ความสูง +2.439

CEILING PLAN SIM

Sim

Sim

Sim

SCALE 1 : 50

PROJECT :

งานปรับปรุงอาคาร คณะพยาบาลศาสตร์
มหาวิทยาลัยราชภัฏนครสวรรค์

ASSOCIATE ENGINEER :

ฐานันดร หงวนพานิช ภย. 63152

ASSOCIATE ARCHITECTS :

ทศพล ธรรมศิลป์ ภู-สถ. 20411

ARCHITECTS :

วศิน สมนะวงษ์ ภู-สถ. 21677

INTERIOR DESIGNER :

ELECTRICAL ENGINEER :

ภูโท อภัยสุน ภูพท. 46872

DRAWING BY : ภูโท อภัยสุน

วศิน สมนะวงษ์

REVISION	CHECKED	DATE

CUSTOMER :

DRAWING TITEL :

STAUTA :	DRAWING No.
CHECKED BY :	
APPROVED BY :	
DATE : 20.10.2568	



	PANEL LIGHT 60x60 CM.
	SWITCH

LIGHTING PLAN SIM

Signature *Signature* *Signature*

SCALE 1 : 50

PROJECT :

งานปรับปรุงอาคาร คณะพยาบาลศาสตร์
มหาวิทยาลัยราชภัฏนครสวรรค์

ASSOCIATE ENGINEER :

ฐานันตร์ หล้าพานิช ทย. 63152

ASSOCIATE ARCHITECTS :

ทศพล ธรรมศิลป์ ญติ ภ-สถ. 20411

ARCHITECTS :

วสิน สมนะวงษ์ ภ-สถ 21677

INTERIOR DESIGNER :

ELECTRICAL ENGINEER :

ภูไท อภัยสุน ภพก. 46872

DRAWING BY :

วสิน สมนะวงษ์

REVISION	CHECKED	DATE

CUSTOMER :

DRAWING TITEL :

STAUTA :	DRAWING No.
CHECKED BY :	
APPROVED BY :	
DATE : 20.10.2568	



CCTV FINISHING SYMBOLS			
	CAMERA		NETWORK
	SWITCH		CONSUMER UNIT
	DUPLEX RECEPTACLE		ไม่คิดดูเสียง

CCTV PLAN SIM

Signature

1657 30/11/2568

Signature

SCALE 1 : 50

PROJECT :

งานปรับปรุงอาคาร คณะพยาบาลศาสตร์
มหาวิทยาลัยราชภัฏนครสวรรค์

ASSOCIATE ENGINEER :

ฐานันตร์ ท่วมพานิช ทย. 63152

ASSOCIATE ARCHITECTS :

ทศพล ธรรมศิลป์ ญติ ภ-สถ. 20411

ARCHITECTS :

วสิน สมนะวงษ์ ภ-สถ 21677

INTERIOR DESIGNER :

ELECTRICAL ENGINEER :

ภูไท อภัยสุน ภพท. 46872

DRAWING BY : *Signature*


วสิน สมนะวงษ์

REVISION	CHECKED	DATE

CUSTOMER :

DRAWING TITEL :

STAUTA :	DRAWING No.
CHECKED BY :	
APPROVED BY :	
DATE : 20.10.2568	

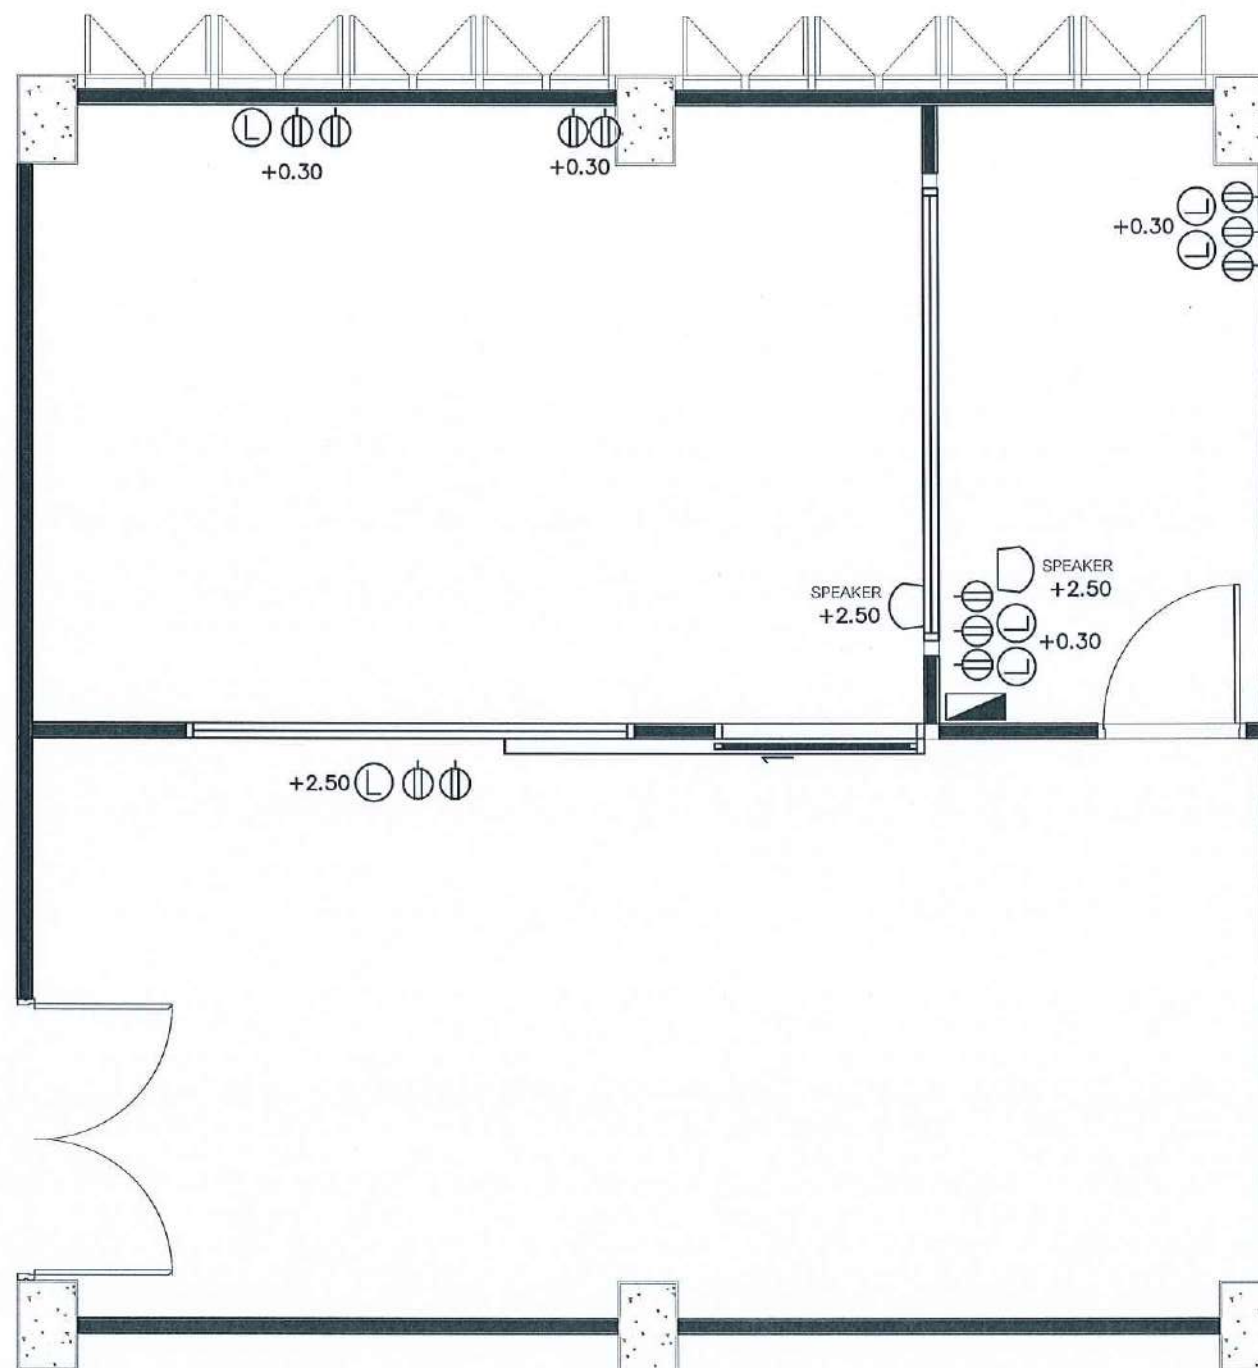

ELECTRICITY FINISHING SYMBOLS		
⊖	DUPLEX RECEPTACLE	◻ CONSUMER UNIT
⓪	NETWORK	
◻	WALL SPEAKER	

POWER OUTLET PLAN SIM

Signature *Signature* *Signature*

SCALE 1 : 50

PROJECT :

งานปรับปรุงอาคาร คณะพยาบาลศาสตร์
มหาวิทยาลัยราชภัฏนครสวรรค์

ASSOCIATE ENGINEER :

ฐานันดรย์ หล่มพานิช ทย. 63152

ASSOCIATE ARCHITECTS :

ทศพล ธรรมศิลป์บุญดี ภา-สถ. 20411

ARCHITECTS :

วสิน สมนะวงษ์ ภา-สถ 21677

INTERIOR DESIGNER :

ELECTRICAL ENGINEER :

ภูไท อภัยสุน ภาวก. 46872

DRAWING BY :


วสิน สมนะวงษ์

REVISION	CHECKED	DATE

CUSTOMER :

DRAWING TITEL :

STAUTA :	DRAWING No.
CHECKED BY :	
APPROVED BY :	
DATE : 20.10.2568	

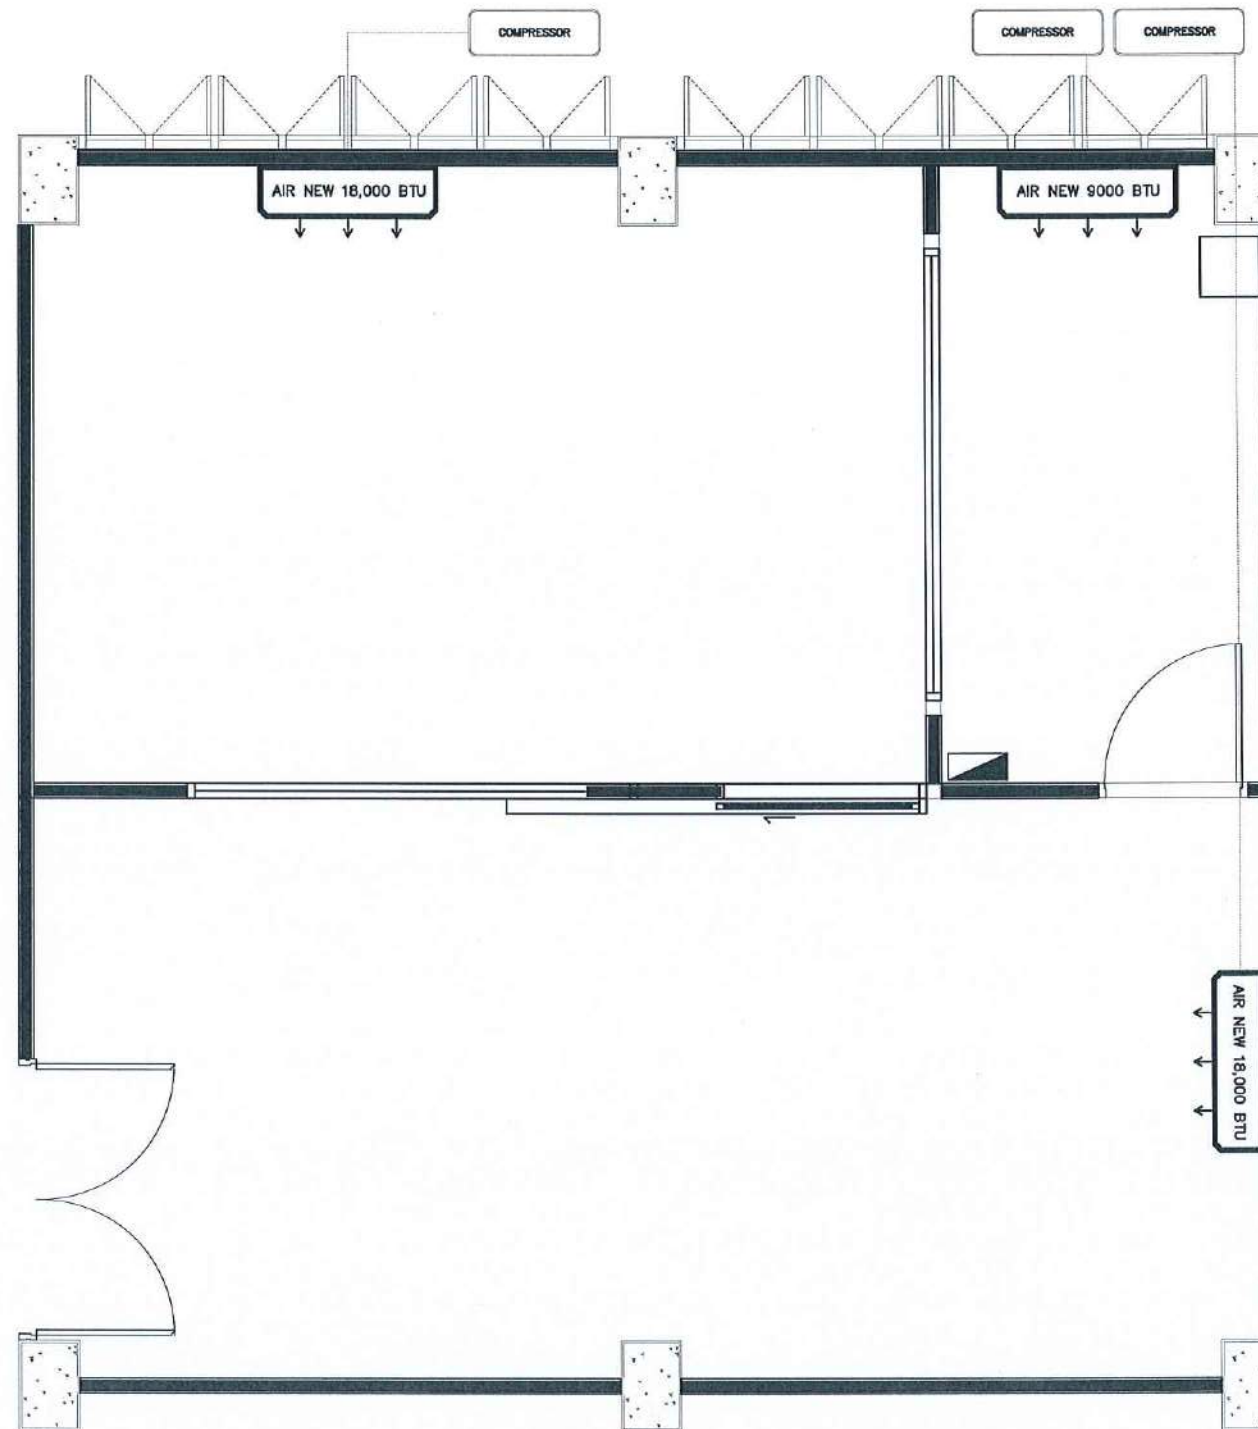

AIR CONDITIONER SYMBOLS			
	แอร์ใหม่ 9,000 BTU		
	แอร์ใหม่ 18,000 BTU		
	COMPRESSOR		

AIR CONDITIONER PLAN SIM

Signature *Signature* *Signature*

SCALE 1 : 50

PROJECT :

งานปรับปรุงอาคาร คณะพยาบาลศาสตร์
มหาวิทยาลัยราชภัฏนครสวรรค์

ASSOCIATE ENGINEER :

ฐานันดร ห้วนพานิช ภย. 63152

ASSOCIATE ARCHITECTS :

ทศพล ธรรมศิลป์ ภูมิ ภา-สถ. 20411

ARCHITECTS :

วสิน วัฒนวงษ์ ภา-สถ. 21677

INTERIOR DESIGNER :

ELECTRICAL ENGINEER :

ภูไท อภัยสุน ภพค. 46872

DRAWING BY : *Signature*


วสิน วัฒนวงษ์

REVISION	CHECKED	DATE

CUSTOMER :

DRAWING TITEL :

STAUTA :	DRAWING No.
CHECKED BY :	
APPROVED BY :	
DATE : 20.10.2568	

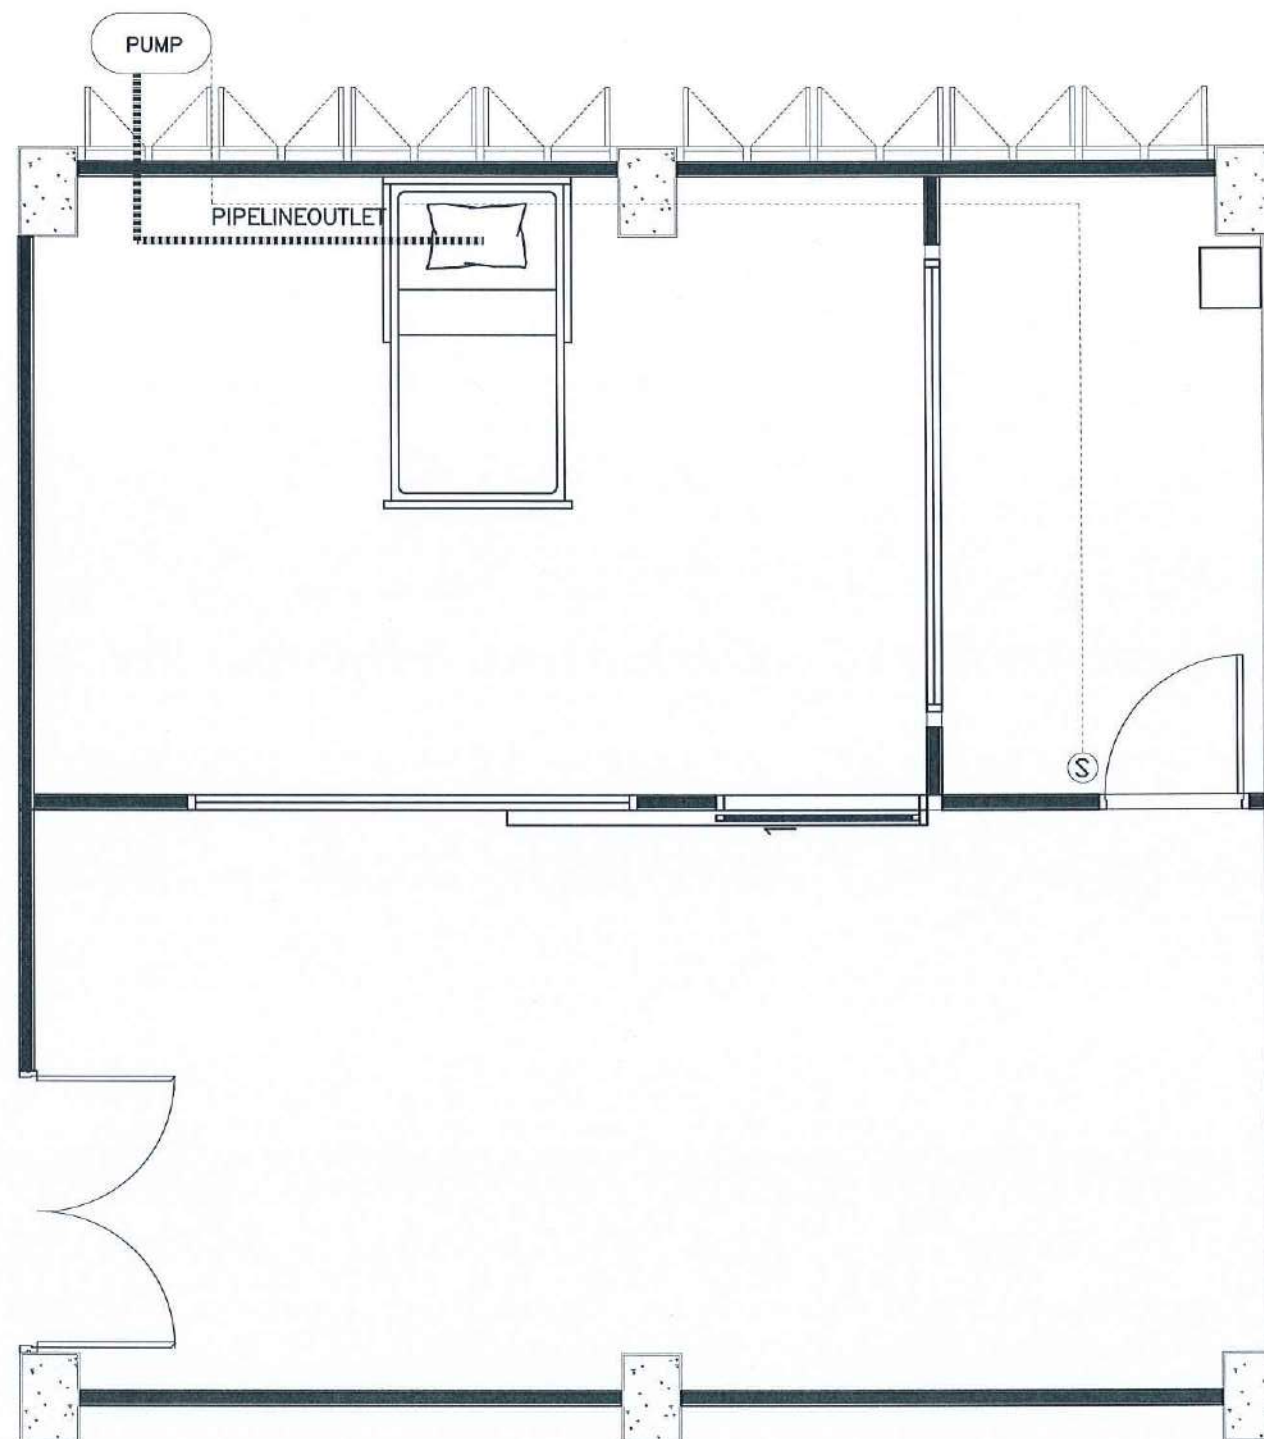

PIPELINE OUTLET SYMBOLS	
	PUMP สม
	แนวเดินท่อ
	SWITCH

PIPELINE OUTLET PLAN SIM

Signature *Signature* *Signature*

SCALE 1 : 50

PROJECT :

งานปรับปรุงอาคาร คณะพยาบาลศาสตร์
มหาวิทยาลัยราชภัฏนครสวรรค์

ASSOCIATE ENGINEER :

สุกัญญา ห่อหุ้ม พย. 63152

ASSOCIATE ARCHITECTS :

ทศพล ธรรมศิลป์บุญฤดี ภา-สถ. 20411

ARCHITECTS :

วสิน สดะวงษ์ ภา-สถ 21677

INTERIOR DESIGNER :

ELECTRICAL ENGINEER :

ภูไท อภัยสุน ภาพ. 46872

DRAWING BY :


วสิน สดะวงษ์

REVISION	CHECKED	DATE

CUSTOMER :

DRAWING TITEL :


STAUTA :	DRAWING No.
CHECKED BY :	
APPROVED BY :	
DATE : 20.10.2568	

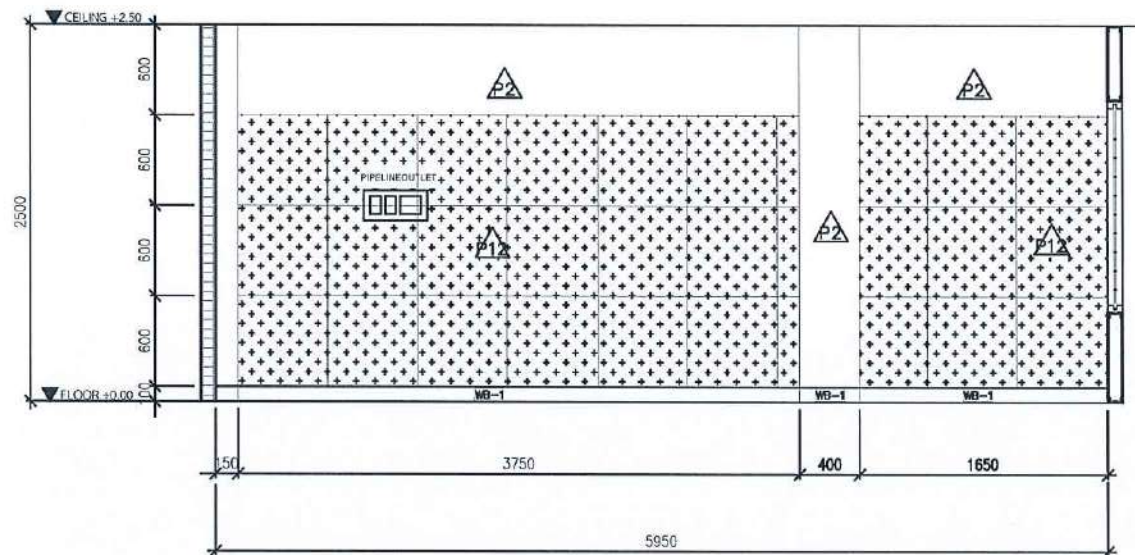

ELEVATION

E1


SCALE 1 : 50

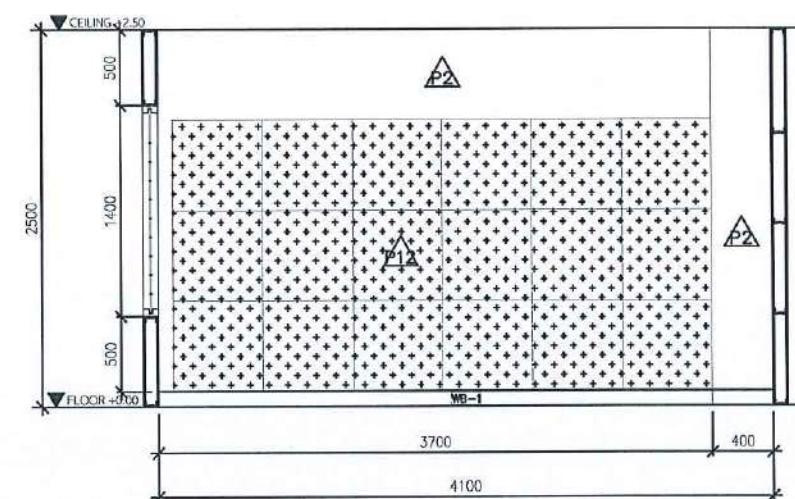

ELEVATION

E2


SCALE 1 : 50

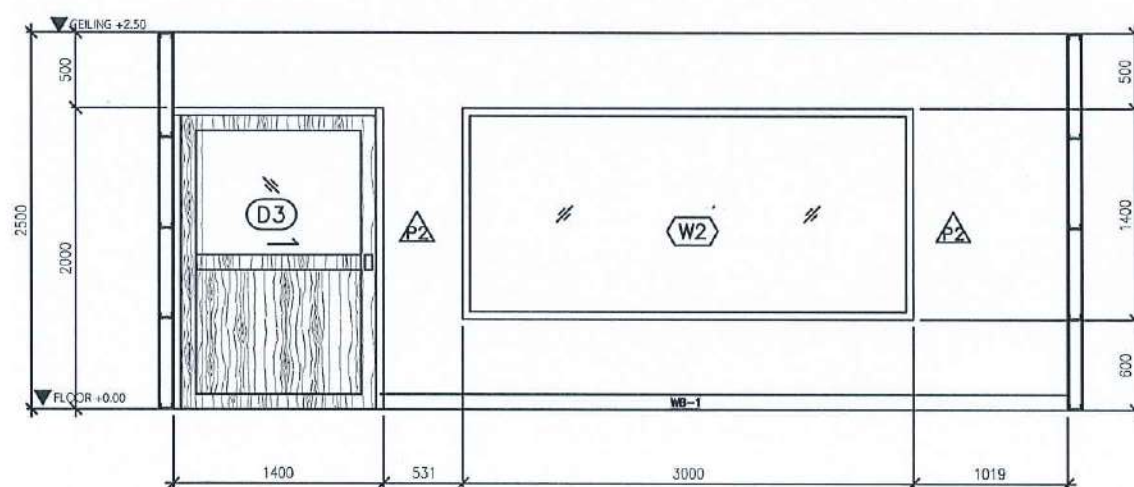

ELEVATION

E3

SCALE 1 : 50

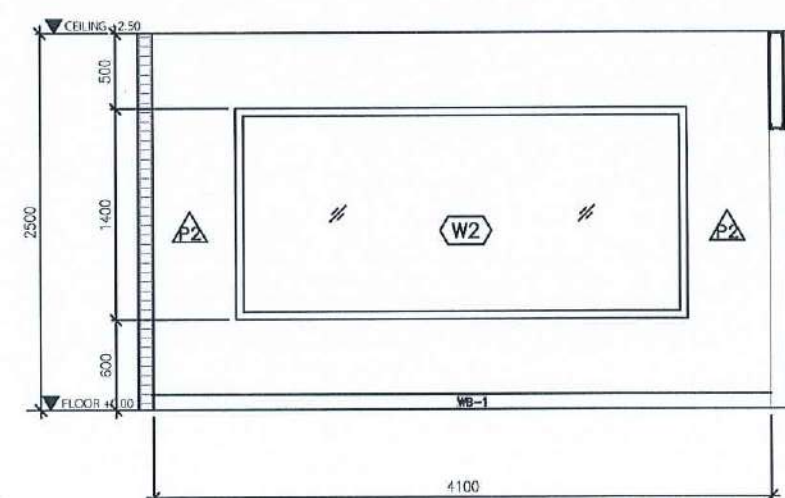

ELEVATION

E4

SCALE 1 : 50

PROJECT :

งานปรับปรุงอาคาร คณะพยาบาลศาสตร์
มหาวิทยาลัยราชภัฏนครสวรรค์

ASSOCIATE ENGINEER :

ฐานันดร ห่อวนพานิช ภย. 63152

ASSOCIATE ARCHITECTS :

ทศพล ธรรมศิลป์ ภูษิต 20411

ARCHITECTS :

วศิน สมนะวงษ์ ภ-สถ 21677

INTERIOR DESIGNER :

ELECTRICAL ENGINEER :

ภูไท อภัยสุน ภพท. 46872

DRAWING BY :

วศิน สมนะวงษ์

REVISION

CHECKED

DATE

CUSTOMER :

DRAWING TITEL :

STAUTA :


DRAWING No.

CHECKED BY :

APPROVED BY :

DATE : 20.10.2568


วศิน สมนะวงษ์ *ฐานันดร ห่อวนพานิช* *ภูไท อภัยสุน*

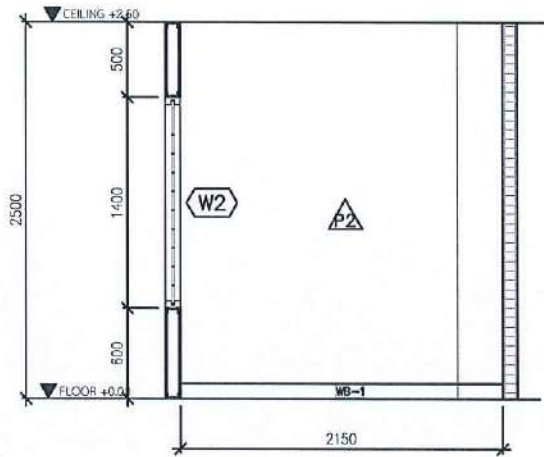

ELEVATION

E5


SCALE 1 : 50

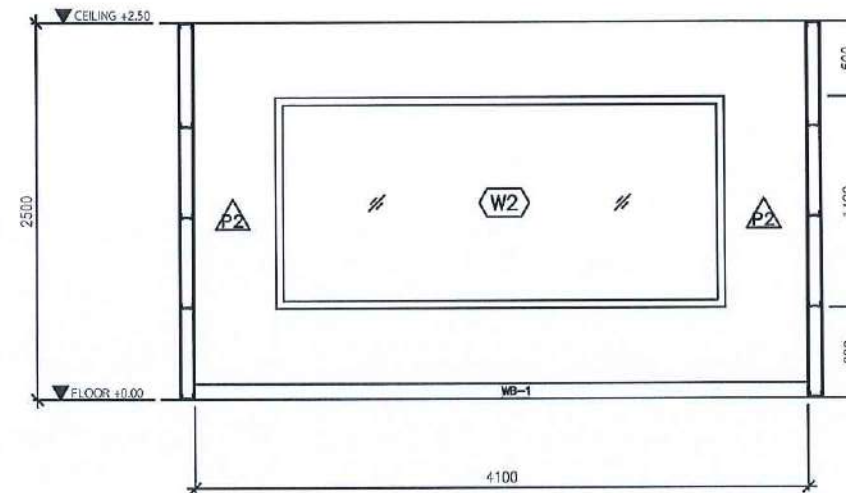

ELEVATION

E6


SCALE 1 : 50

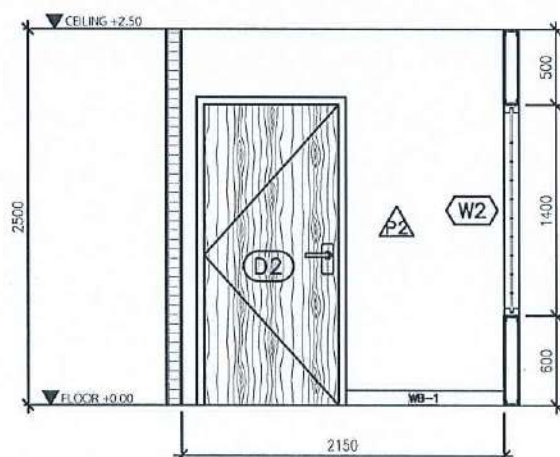

ELEVATION

E7

SCALE 1 : 50

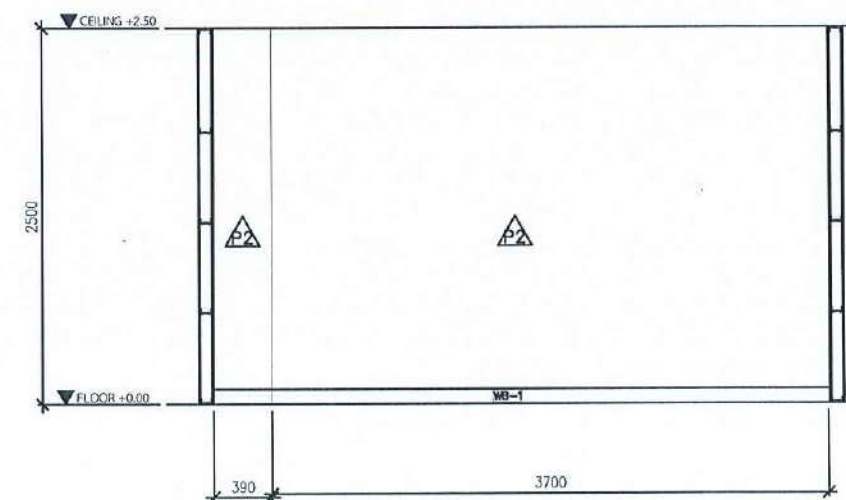

ELEVATION

E8

SCALE 1 : 50

PROJECT :

งานปรับปรุงอาคาร คณะพยาบาลศาสตร์
มหาวิทยาลัยราชภัฏนครสวรรค์

ASSOCIATE ENGINEER :

ฐานันตร์ หล่มพานิช ภย. 63152

ASSOCIATE ARCHITECTS :

ทศพล ธรรมศิลป์ ญญติ ภ-สถ. 20411

ARCHITECTS :

วสิน สมนะวงษ์ ภ-สถ 21677

INTERIOR DESIGNER :

ELECTRICAL ENGINEER :

ภูไท อภัยสุน ภพท. 46872

DRAWING BY :

วสิน สมนะวงษ์

REVISION

CHECKED

DATE

CUSTOMER :

DRAWING TITEL :

STAUTA :


DRAWING No.

CHECKED BY :

APPROVED BY :

DATE : 20.10.2568


วสิน สมนะวงษ์

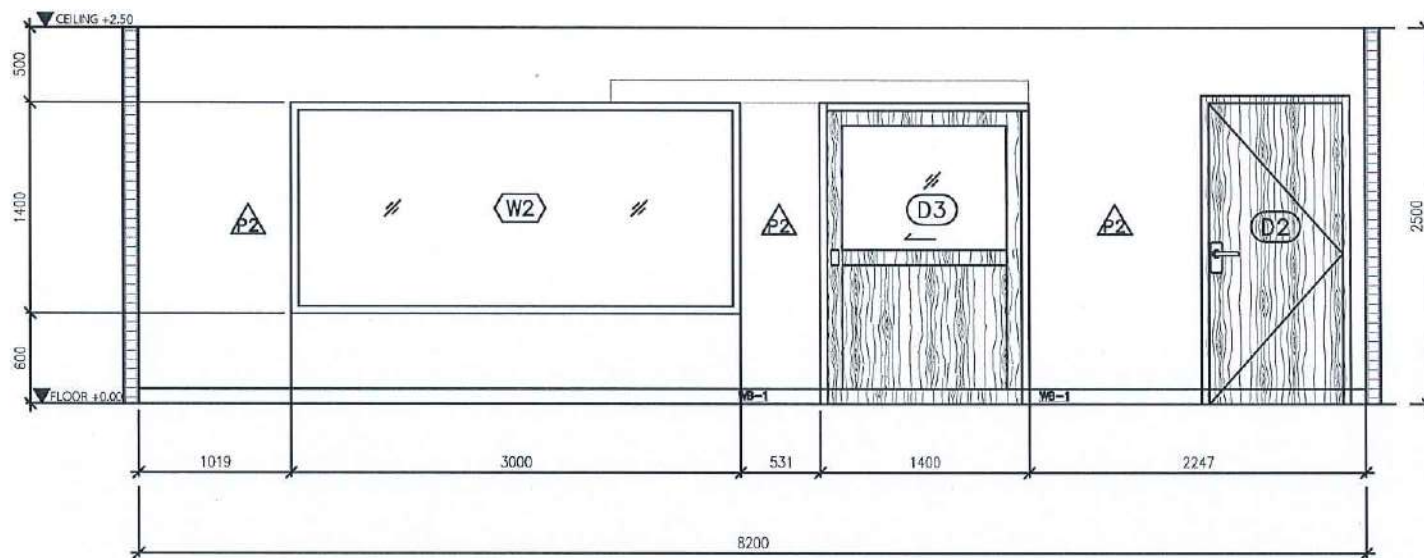

ELEVATION

E9


SCALE 1 : 50

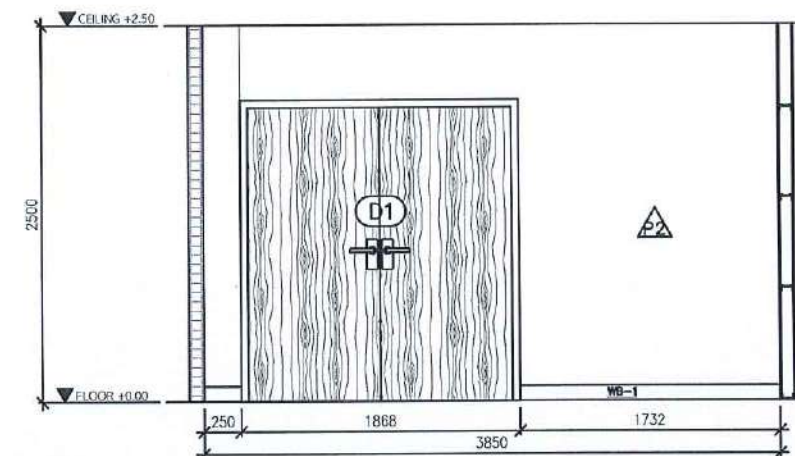

ELEVATION

E10


SCALE 1 : 50

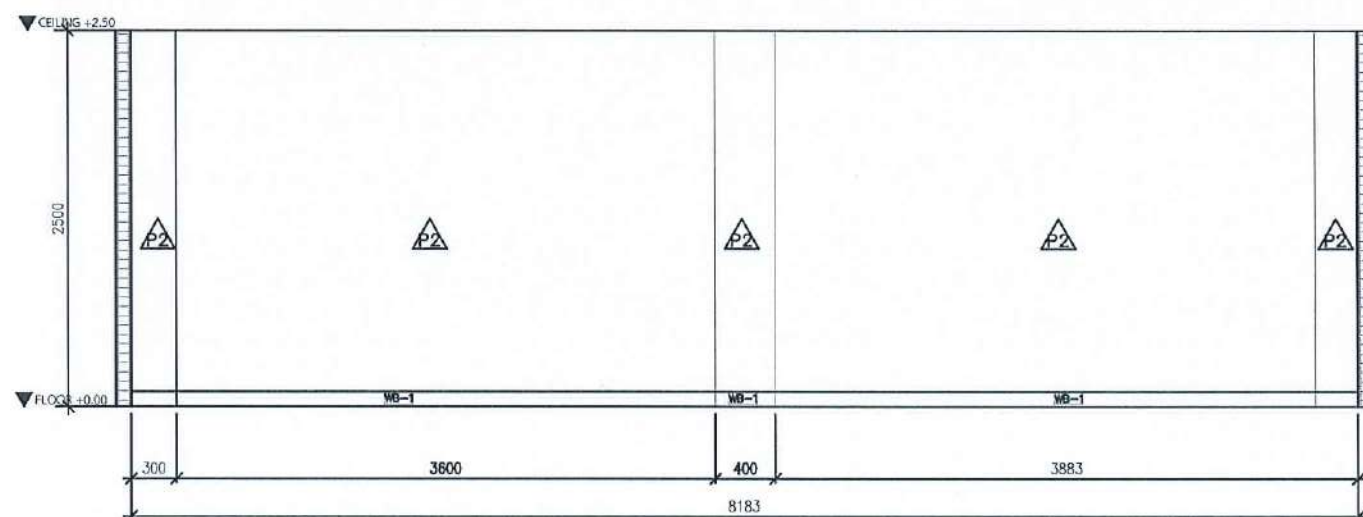

ELEVATION

E11

SCALE 1 : 50

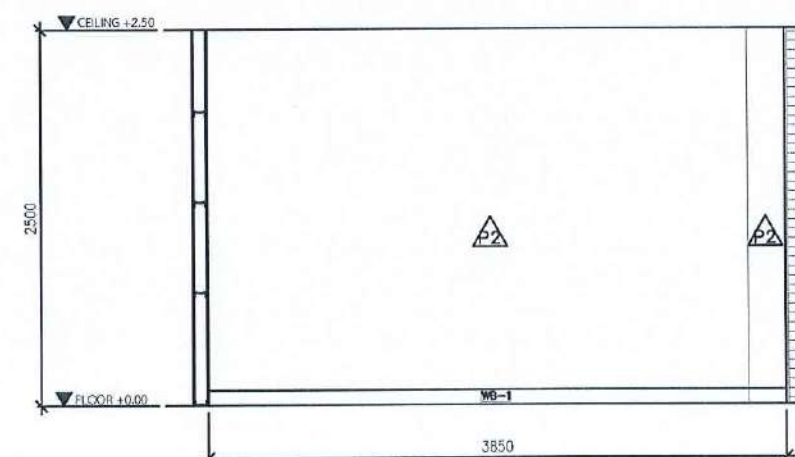

ELEVATION

E12

SCALE 1 : 50

PROJECT :

งานปรับปรุงอาคาร คณะพยาบาลศาสตร์
มหาวิทยาลัยราชภัฏนครสวรรค์

ASSOCIATE ENGINEER :

สุวัฒน์ ห่อพานิช ทย. 63152

ASSOCIATE ARCHITECTS :

ทศพล ธรรมศิริบุญดี ภา-สถ. 20411

ARCHITECTS :

วศิน สดะวงษ์ ภา-สถ. 21677

INTERIOR DESIGNER :

ELECTRICAL ENGINEER :

ภูไท อภัยสุน ภาพ. 46872

DRAWING BY :

วศิน สดะวงษ์

REVISION	CHECKED	DATE

CUSTOMER :

DRAWING TITEL :


STAUTA :	DRAWING No.

CHECKED BY :

APPROVED BY :

DATE : 20.10.2568

Signature 16/11/2568 *Signature*

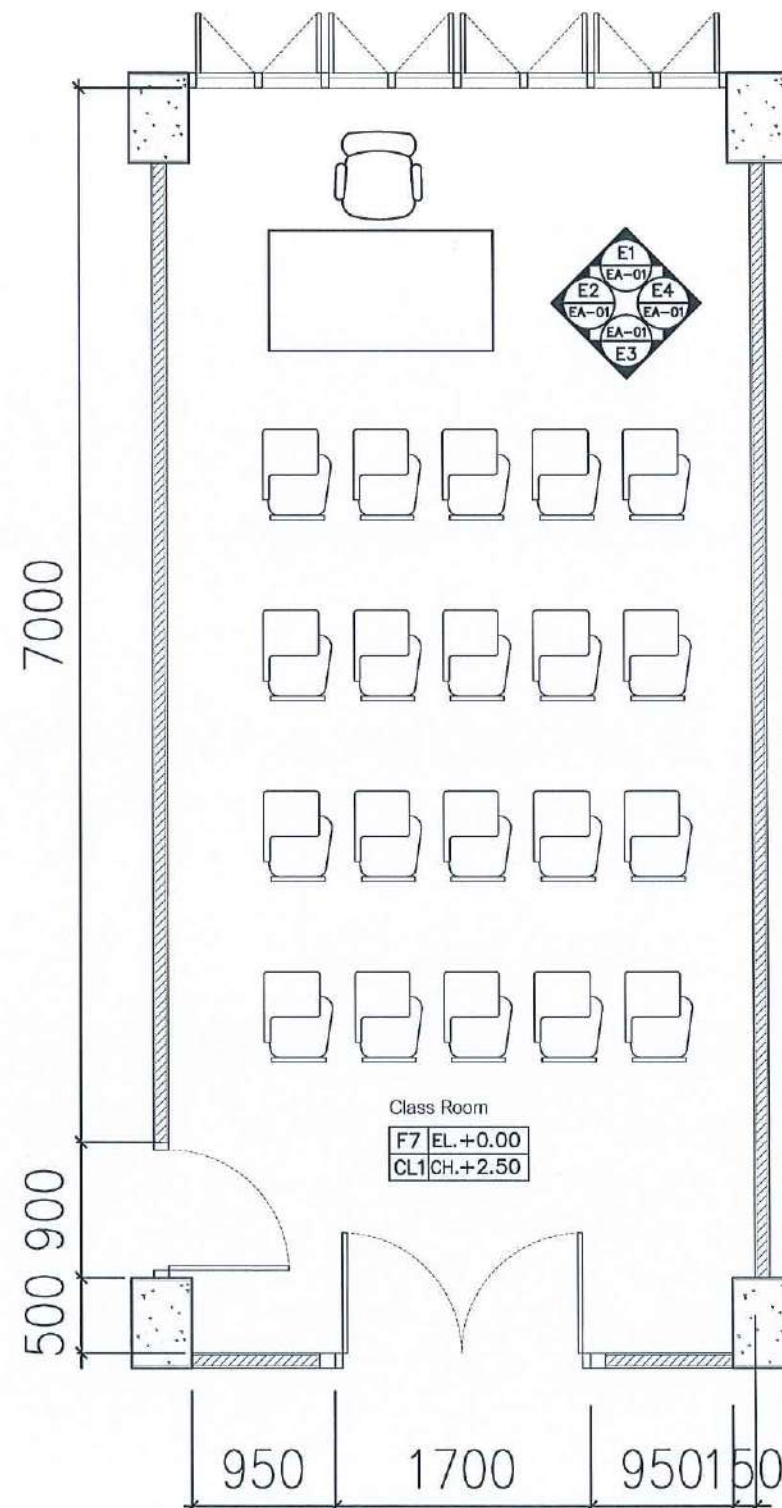

FURNITURE LAY OUT PLAN CLASSROOM 2

Signature *Signature* *Signature*

SCALE 1 : 50

PROJECT :

งานปรับปรุงอาคารเรียน คณะวิทยาศาสตร์
มหาวิทยาลัยราชภัฏนครสวรรค์

ASSOCIATE ENGINEER :

ฐานันดรย์ หล่มพานิช ภย. 63152

ASSOCIATE ARCHITECTS :

ทศพล ธรรมศิลป์ ภูษิต ภา-สถ. 20411

ARCHITECTS :

วสิน สมนะวงษ์ ภา-สถ. 21677

INTERIOR DESIGNER :

ELECTRICAL ENGINEER :

ภูไท อภัยสุน ภาพท. 46872

DRAWING BY : *Signature*


วสิน สมนะวงษ์

REVISION	CHECKED	DATE

CUSTOMER :

DRAWING TITEL :

STAUTA :	DRAWING No.
CHECKED BY :	
APPROVED BY :	
DATE : 20.10.2568	

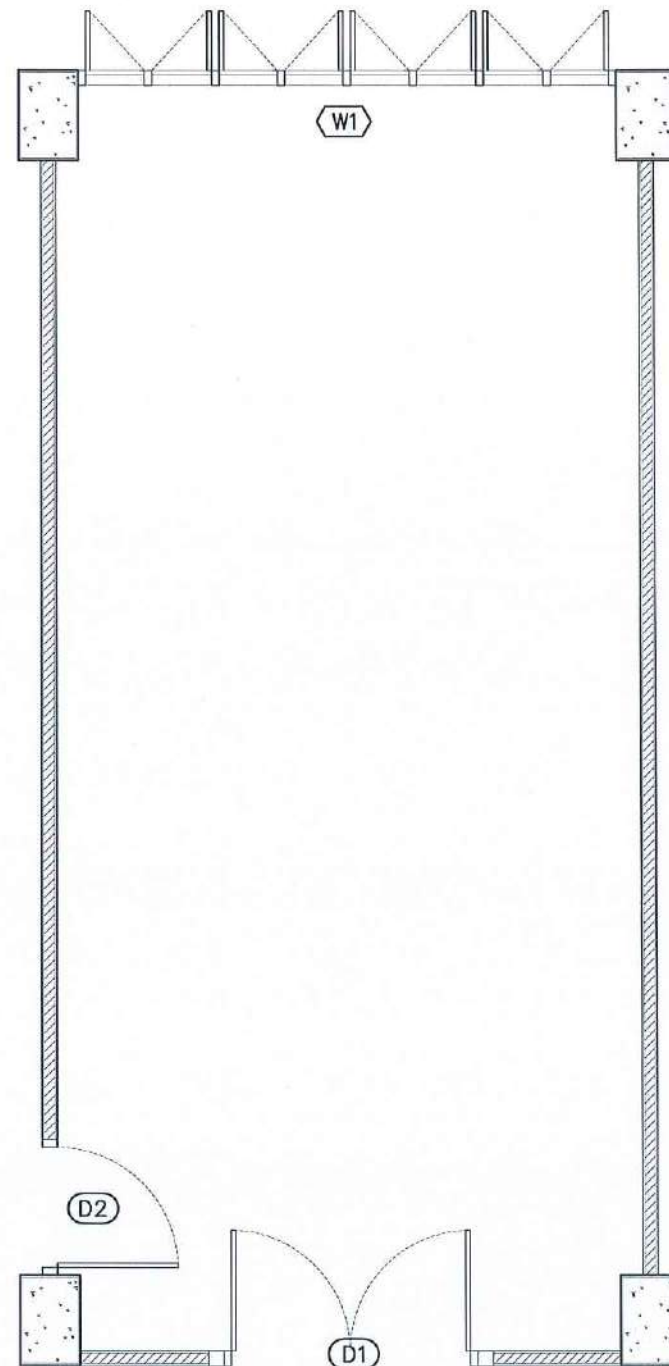

D1

ประตูบานเปิดคู่ หน้าบานไม้เนื้อแข็งติดทับด้วยลามิเนตลายไม้ ขนาด 1.70 x 2.00 m
CODE:4713-WM(Wilsonart) พร้อมติดตั้งอุปกรณ์ครบชุด

W1

หน้าต่างเดิมของโครงการ

D2

ประตูบานเปิดเดี่ยว หน้าบานไม้เนื้อแข็งติดทับด้วยลามิเนตลายไม้ ขนาด 0.90 x 2.00 m
CODE:4713-WM(Wilsonart) พร้อมติดตั้งอุปกรณ์ครบชุด

DOOR AND WINDOW LAYOUT PLAN CLASSROOM 2

Signature

Signature

Signature

SCALE 1 : 50

PROJECT :

งานปรับปรุงอาคารชั่วคราวคณะวิทยาศาสตร์
มหาวิทยาลัยราชภัฏนครสวรรค์

ASSOCIATE ENGINEER :

ฐานันตร์ เหลืองพานิช ภย. 63152

ASSOCIATE ARCHITECTS :

ทศพล ธรรมศิลป์ ภูฏี ภา-สถ. 20411

ARCHITECTS :

วศิน สมนะวงษ์ ภา-สถ. 21677

INTERIOR DESIGNER :

ELECTRICAL ENGINEER :

ภูไท อภัยสุน ภาทก. 46872

DRAWING BY :

วศิน สมนะวงษ์

REVISION

CHECKED

DATE

CUSTOMER :

DRAWING TITEL :


STAUTA :

DRAWING No.

CHECKED BY :


APPROVED BY :

DATE : 20.10.2568

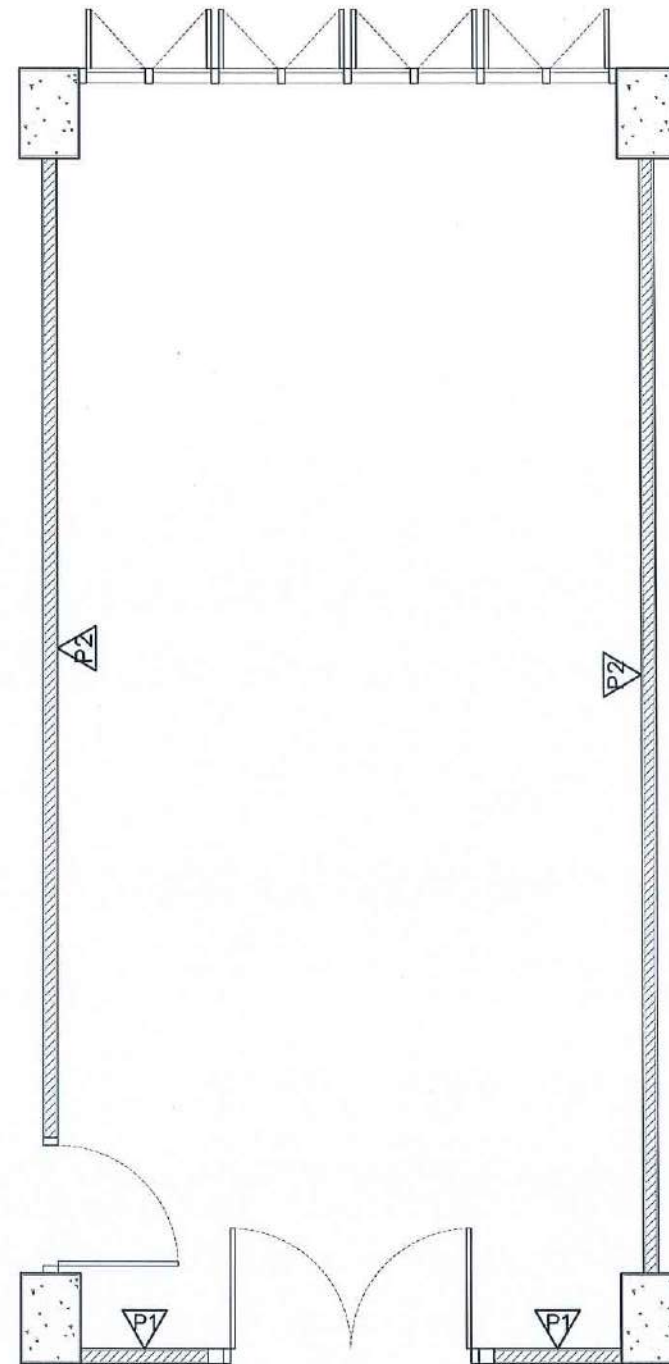

	ผนังเดิม ทาสี ACRYLIC 100% ชนิดทากายใน สีเบเยอร์ 140-1		ผนังกรุแผ่นซับเสียง SCG สีชมพูขาว ตามแบบ
	ผนังอิปซีมบอร์ด 12 มม.ขอบเรียบ ฉาบเรียบ โครงเคร่าโลหะชุบสังกะสี ทาสี ACRYLIC 100% ชนิดทากายใน สีเบเยอร์ 140-1		ผนังกรุแผ่นซับเสียง SCG สีส้มขาว ตามแบบ
	ผนังกรุแผ่นซับเสียง SCG สีขาวสลับสีเขียว ตามแบบ		ผนังกรุแผ่นซับเสียง SCG สีน้ำตาลขาว ตามแบบ
WALL LAYOUT PLAN CLASSROOM 2			
SCALE 1 : 50			

PROJECT :		
งานปรับปรุงอาคารชั่วคราว คณะวิทยาศาสตร์ มหาวิทยาลัยราชภัฏนครสวรรค์		
ASSOCIATE ENGINEER :		
สุวัฒน์ วัฒนพานิช ทย. 63152		
ASSOCIATE ARCHITECTS :		
ทศพล ธรรมศิริสถิตย์ ภา-สถ. 20411		
ARCHITECTS :		
วศิน สละวงษ์ ภา-สถ 21677		
INTERIOR DESIGNER :		
ELECTRICAL ENGINEER :		
ภูไท อภัยสุน ภพก. 46872		
DRAWING BY : ภูไท อภัยสุน		
วศิน สละวงษ์		
REVISION	CHECKED	DATE
CUSTOMER :		
DRAWING TITEL :		
STAUTA :	DRAWING No.	
CHECKED BY :		
APPROVED BY :		
DATE : 20.10.2568		

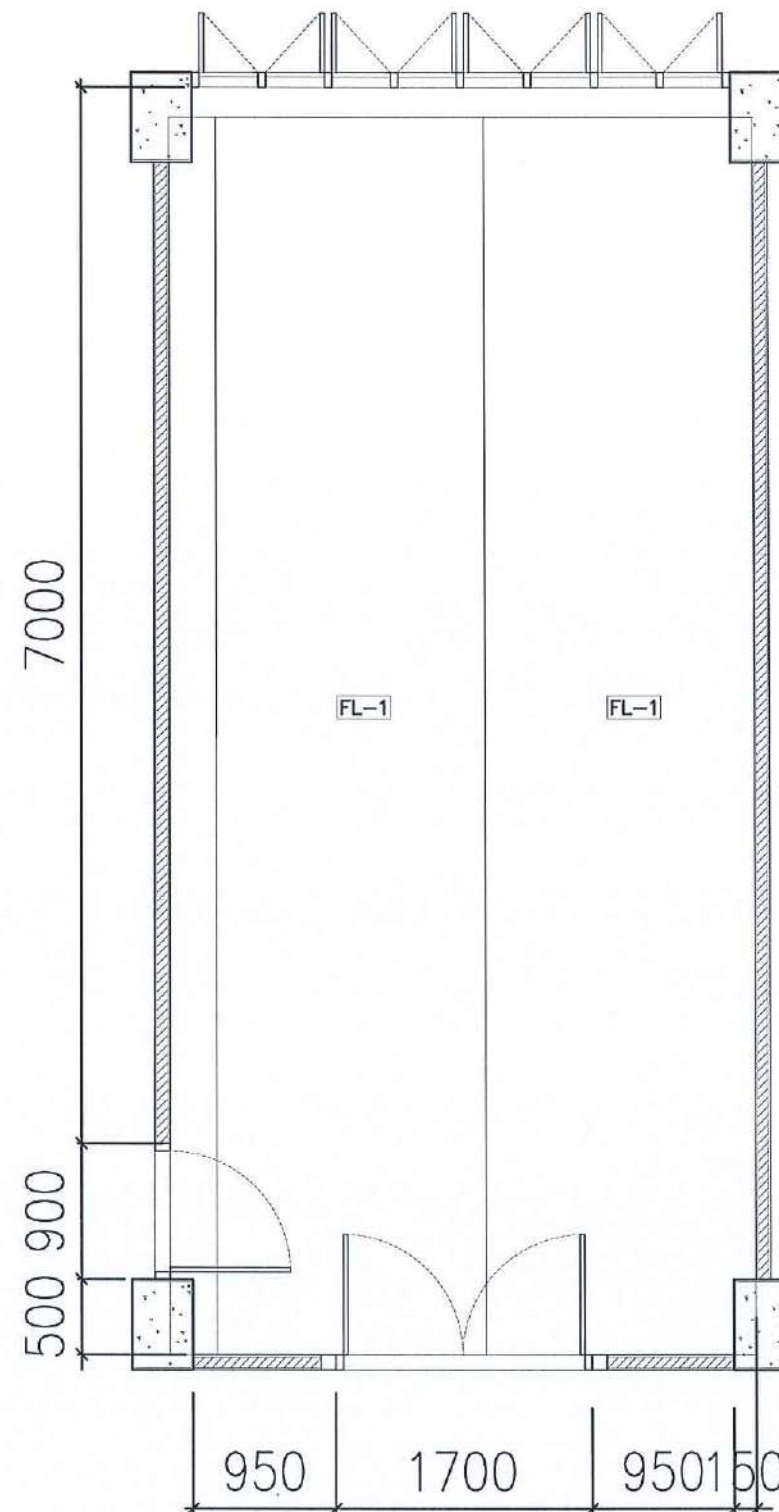

FL-1	กระเบื้องยางแบบม้วน หนาไม่น้อยกว่า 1.80 มม ยี่ห้อ ECOCLICK / Dinoflex หรือเทียบเท่า
WB-1	บัวยาง 10 ซม
—	รอยต่อกระเบื้องยาง

FLOOR PATTERN PLAN CLASSROOM 2

Design

Check

Appr.

SCALE 1 : 50

PROJECT :

งานปรับปรุงอาคารคณะมนุษยศาสตร์
มหาวิทยาลัยราชภัฏนครสวรรค์

ASSOCIATE ENGINEER :

ฐานันดรย์ ส่วนพานิช ภษ. 63152

ASSOCIATE ARCHITECTS :

ทศพล ธรรมศิลป์ ภู-สถ. 20411

ARCHITECTS :

วศิน สมนะวงษ์ ภู-สถ. 21677

INTERIOR DESIGNER :

ELECTRICAL ENGINEER :

ภูไท อภัยสุน ภูพท. 46872

DRAWING BY :

วศิน สมนะวงษ์

REVISION CHECKED DATE

CUSTOMER :


DRAWING TITEL :

STAUTA : DRAWING No.

CHECKED BY :

APPROVED BY :

DATE : 20.10.2568

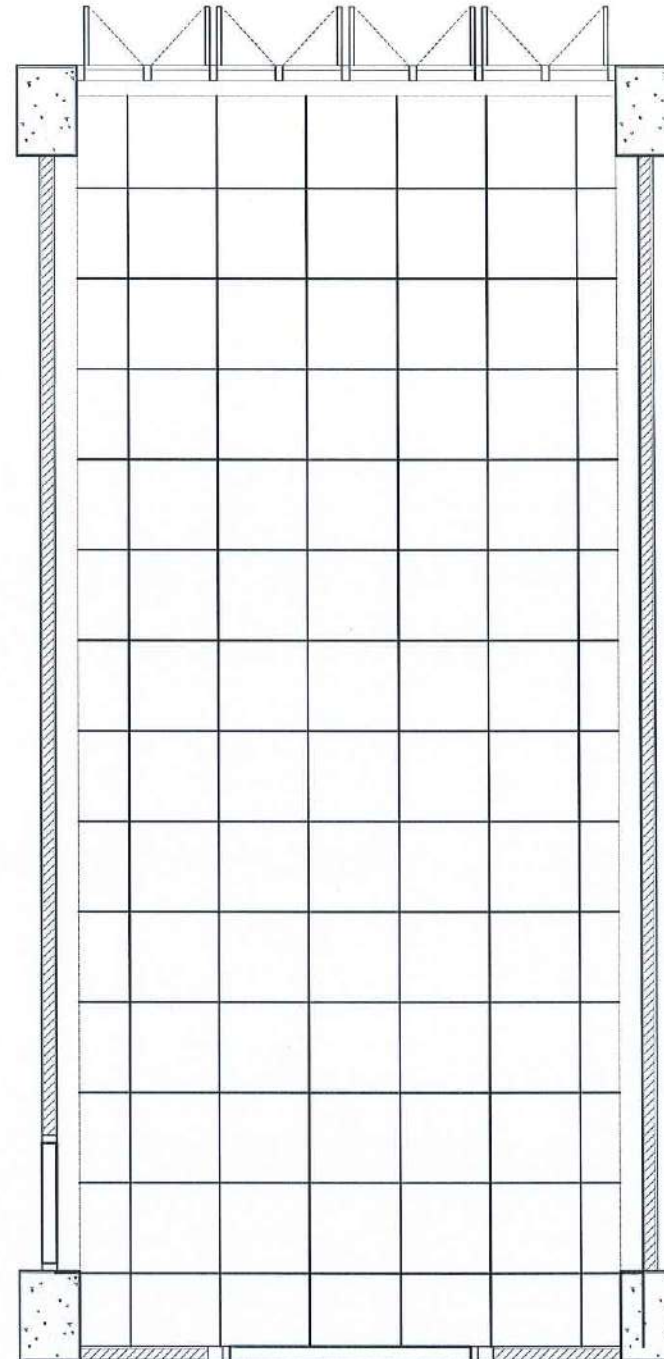

CL-1

ฝ้าเพดาน ACOUSTIC T-BAR 60x60 CM.

CEILING PLAN CLASSROOM 2

Signature

Signature

Signature

SCALE 1 : 50

PROJECT :

งานปรับปรุงอาคารอเนกประสงค์
มหาวิทยาลัยราชภัฏนครสวรรค์

ASSOCIATE ENGINEER :

ฐานันดร ห่วงพานิช ภย. 63152

ASSOCIATE ARCHITECTS :

ทศพล ธรรมศิลป์ ญ. 20411

ARCHITECTS :

วสิน สมนะวงษ์ ภา-สถ 21677

INTERIOR DESIGNER :

ELECTRICAL ENGINEER :

ภูไท อภัยสุน ภพท. 46872

DRAWING BY : ภูไท อภัยสุน

วสิน สมนะวงษ์

REVISION	CHECKED	DATE

CUSTOMER :


DRAWING TITEL :

STAUTA :	DRAWING No.
----------	-------------

CHECKED BY :

APPROVED BY :

DATE : 20.10.2568

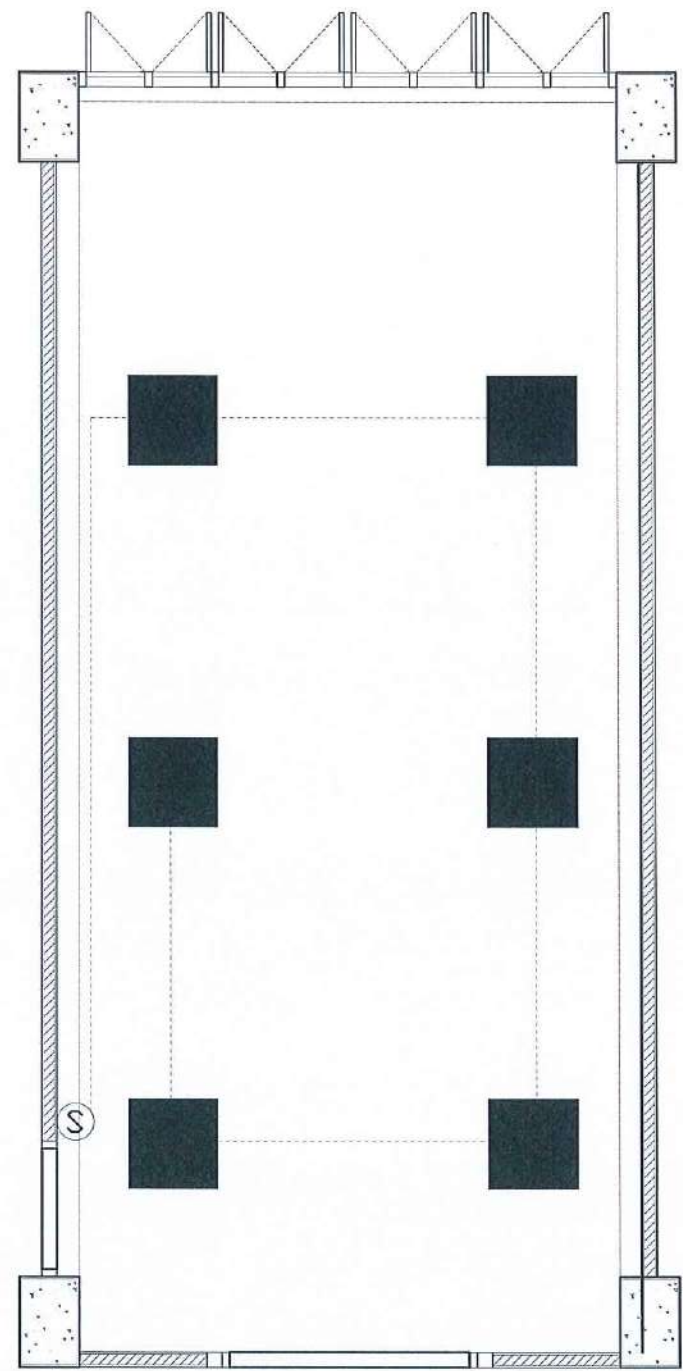

	PANEL LIGHT 60x60 CM.	
	SWITCH	

LIGHTING PLAN CLASSROOM 2

Signature

Signature

Signature

SCALE 1 : 50

PROJECT :

งานปรับปรุงอาคารชั่วคราว
มหาวิทยาลัยราชภัฏนครสวรรค์

ASSOCIATE ENGINEER :

ฐานันดรย์ หล่มพานิช ทย. 63152

ASSOCIATE ARCHITECTS :

ทศพล ธรรมศิลป์ ญติ ฃ-สค. 20411

ARCHITECTS :

วศิน สมนะวงษ์ ฃ-สค 21677

INTERIOR DESIGNER :

ELECTRICAL ENGINEER :

ภูไท อภัยสุน ฃพค. 46872

DRAWING BY :

วศิน สมนะวงษ์

REVISION	CHECKED	DATE
----------	---------	------

CUSTOMER :


DRAWING TITEL :

STAUTA :	DRAWING No.
----------	-------------

CHECKED BY :

APPROVED BY :

DATE : 20.10.2568

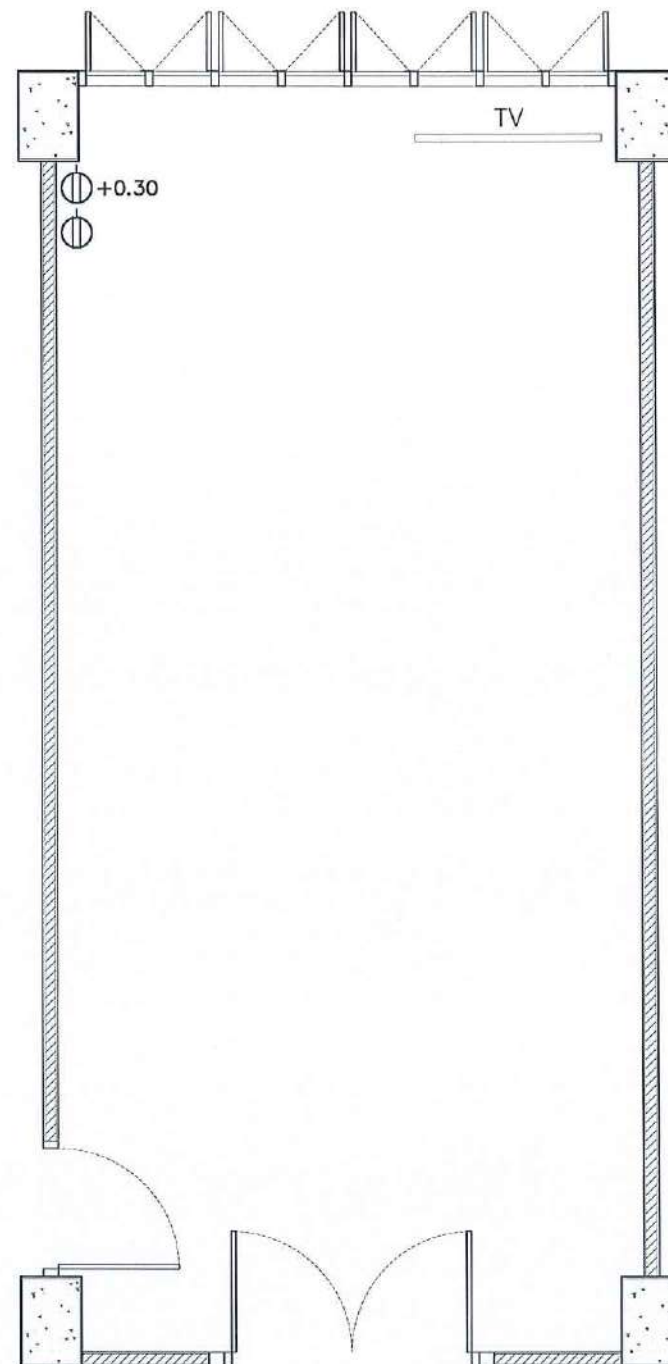

CCTV FINISHING SYMBOLS			
	CAMERA		NETWORK
	SWITCH		CONSUMER UNIT
	DUPLEX RECEPTACLE		ไมค์ดูดเสียง
	WALL SPEAKER		

POWER OUTLET PLAN PLAN CLASSROOM 2

Signature

Signature

Signature

SCALE 1 : 50

PROJECT :

งานปรับปรุงอาคารชั่วคราว คณะวิทยาศาสตร์
มหาวิทยาลัยราชภัฏนครสวรรค์

ASSOCIATE ENGINEER :

ฐานันดร ห้วนพานิช ภย. 63152

ASSOCIATE ARCHITECTS :

ทศพล ธรรมศิลป์ ภูฏติ ภ-สถ. 20411

ARCHITECTS :

วสิน สมนะวงษ์ ภ-สถ 21677

INTERIOR DESIGNER :

ELECTRICAL ENGINEER :

ภูไท อภัยสุน ภพก. 46872

DRAWING BY :


วสิน สมนะวงษ์

REVISION	CHECKED	DATE

CUSTOMER :

DRAWING TITEL :

STAUTA :	DRAWING No.
CHECKED BY :	
APPROVED BY :	
DATE : 20.10.2568	

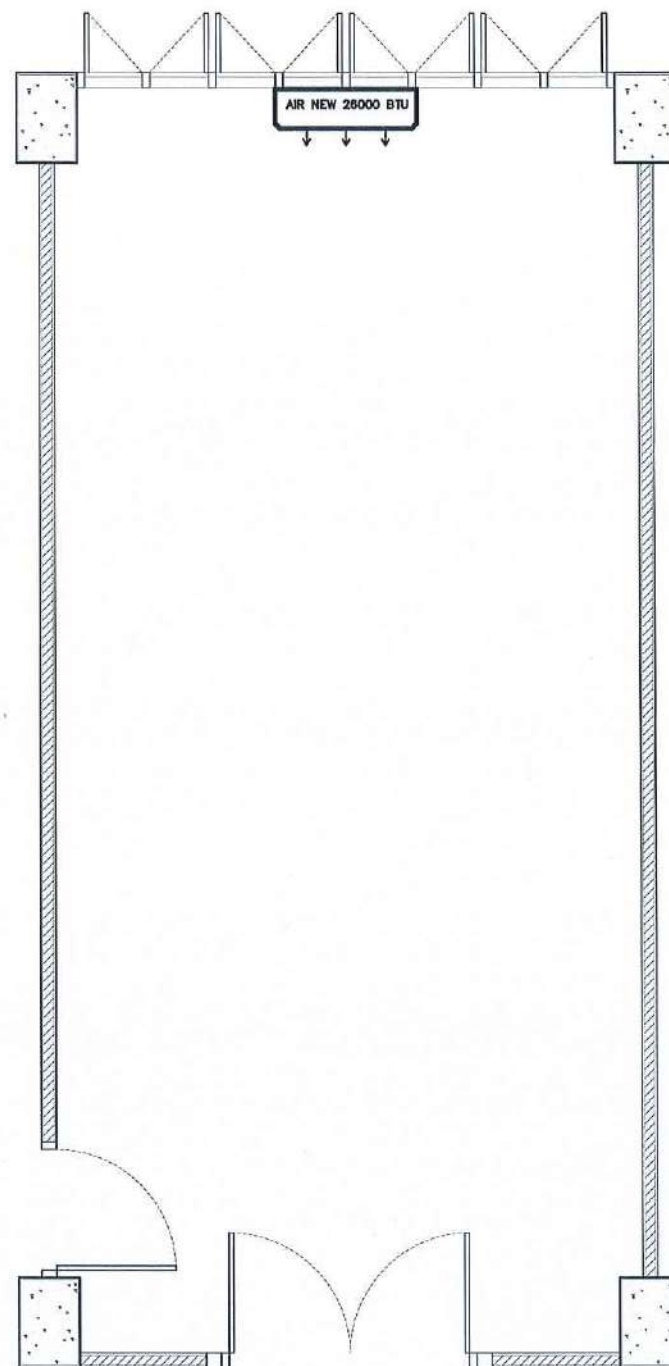

AIR CONDITIONER SYMBOLS			
	แอร์ห้องเดิม 26,000 BTU		
	COMPRESSOR		

AIR CONDITIONER PLAN CLASSROOM 2

Signature

Signature

Signature

SCALE 1 : 50

PROJECT :

งานปรับปรุงอาคารชั่วคราว คณะวิทยาศาสตร์
มหาวิทยาลัยราชภัฏนครสวรรค์

ASSOCIATE ENGINEER :

ฐานันดร ห่วงพานิช ทย. 63152

ASSOCIATE ARCHITECTS :

ทศพล ธรรมศิลป์ ญติ ภา-สธ. 20411

ARCHITECTS :

วสิน สมนะวงษ์ ภา-สธ 21677

INTERIOR DESIGNER :

ELECTRICAL ENGINEER :

ภูไท อภัยสุน ภาทก. 46872

DRAWING BY :


วสิน สมนะวงษ์

REVISION	CHECKED	DATE


CUSTOMER :

DRAWING TITEL :


STAUTA :	DRAWING No.
CHECKED BY :	
APPROVED BY :	
DATE : 20.10.2568	

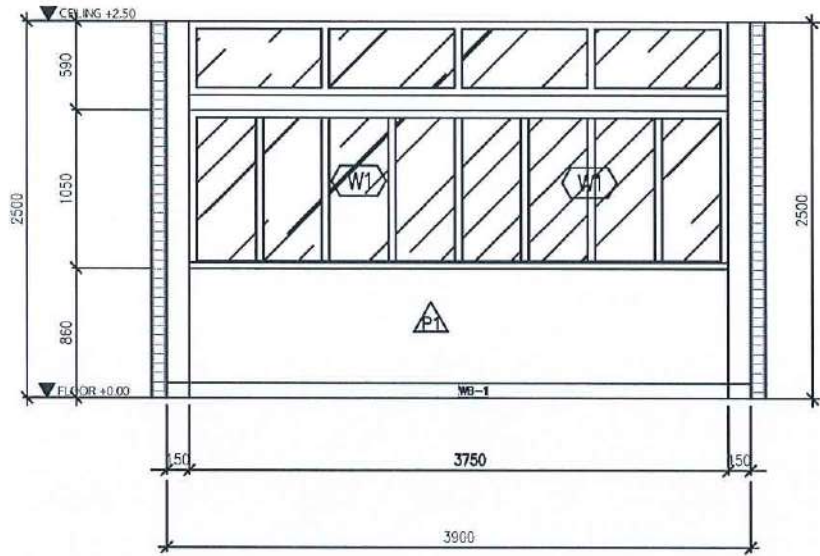


ELEVATION E1 SCALE 1 : 50

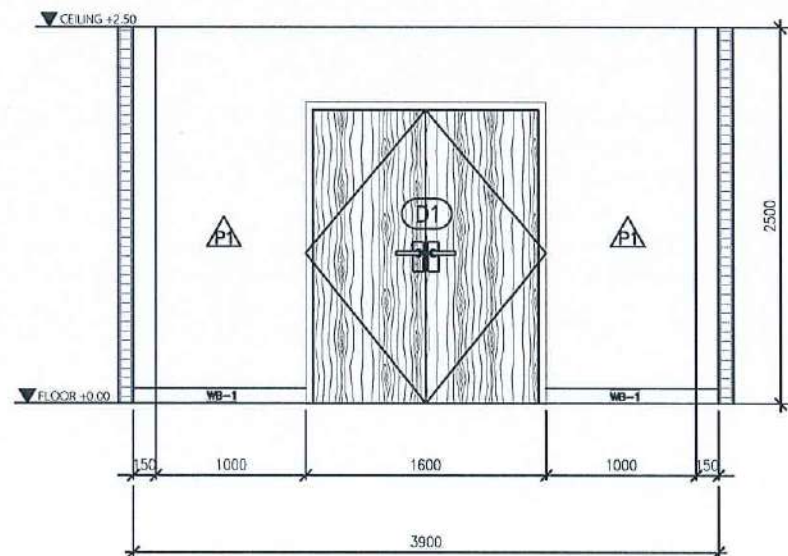

ELEVATION E3 SCALE 1 : 50

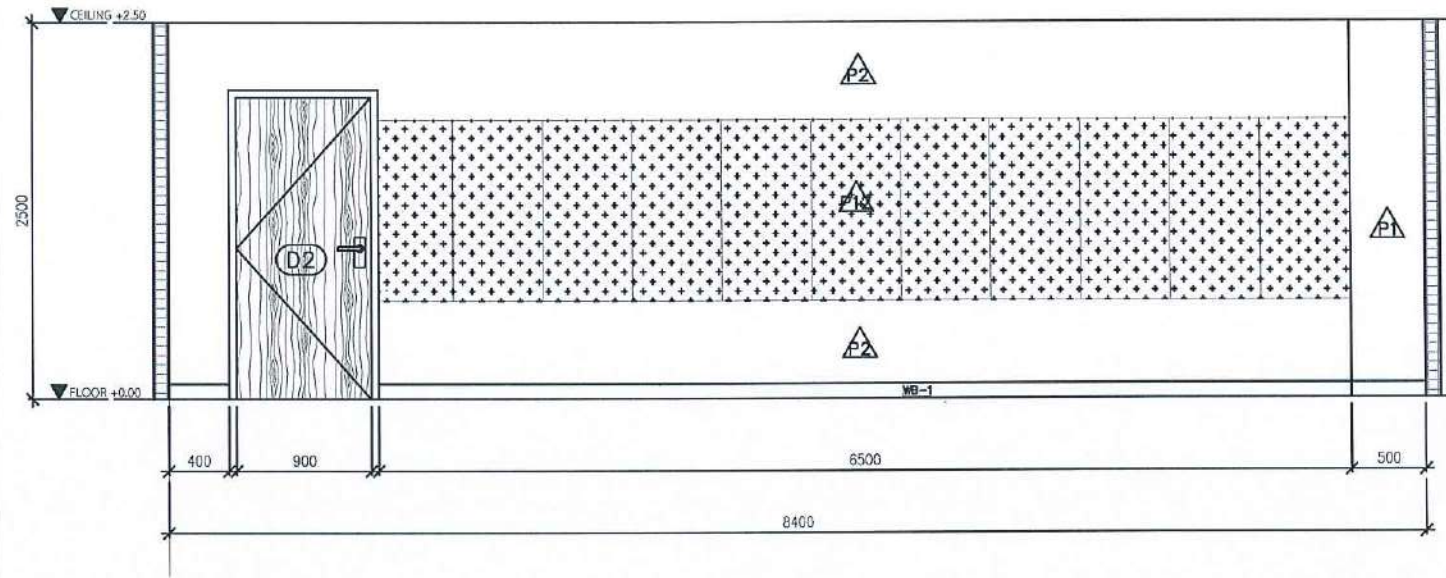

ELEVATION E2 SCALE 1 : 50

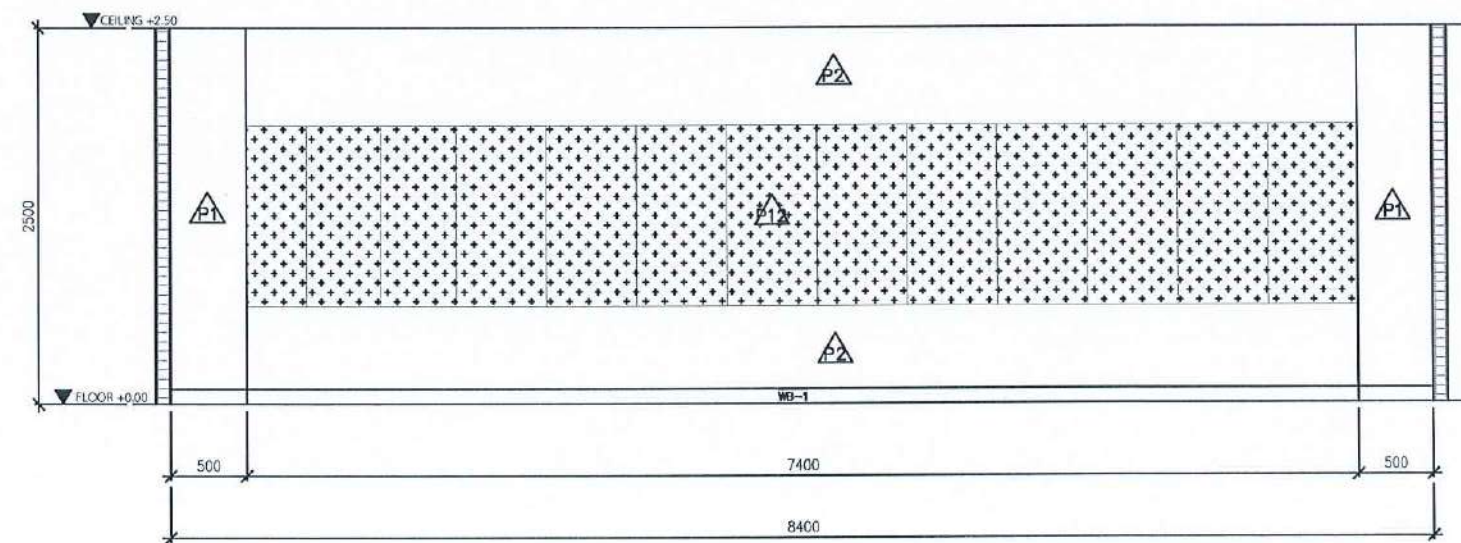

ELEVATION E4 SCALE 1 : 50

PROJECT :

งานปรับปรุงอาคาร คณะวิทยาศาสตร์
มหาวิทยาลัยราชภัฏนครสวรรค์

ASSOCIATE ENGINEER :

ฐานันดร หสวนพานิช ทย. 63152

ASSOCIATE ARCHITECTS :

ทศพล อรรถศิลป์บุญดี ภา-สถ. 20411

ARCHITECTS :

วสิน สมนะวงษ์ ภา-สถ 21677

INTERIOR DESIGNER :

ELECTRICAL ENGINEER :

ภูไท อภัยสุน ภาพท. 46872

DRAWING BY : วสิน สมนะวงษ์

วสิน สมนะวงษ์


REVISION	CHECKED	DATE

CUSTOMER :


DRAWING TITEL :

STAUTA :	DRAWING No.
CHECKED BY :	
APPROVED BY :	
DATE : 20.10.2568	


วสิน สมนะวงษ์ วสิน สมนะวงษ์ วสิน สมนะวงษ์

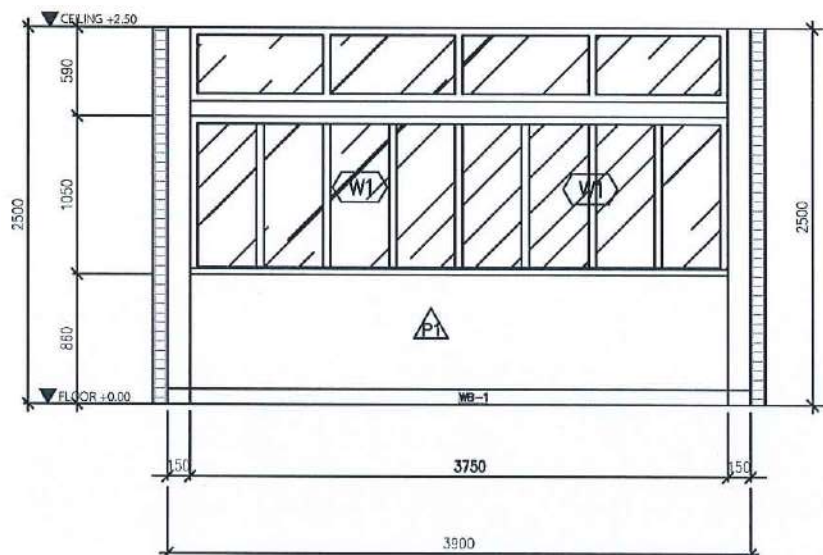


ELEVATION E1 SCALE 1 : 50

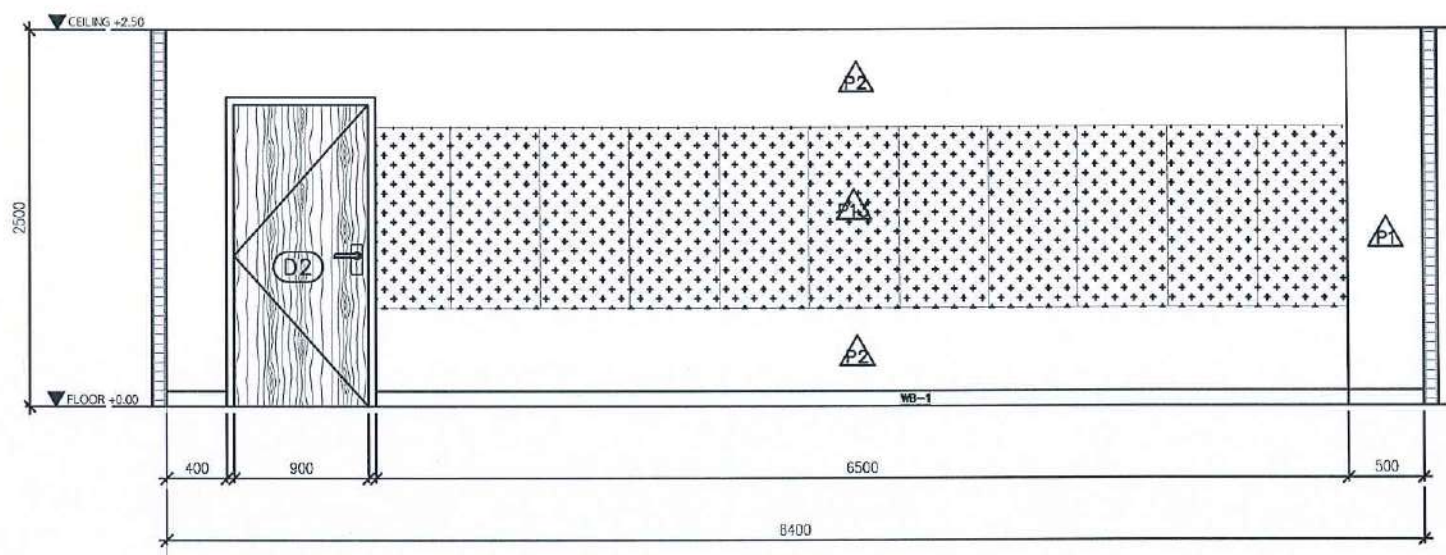

ELEVATION E2 SCALE 1 : 50

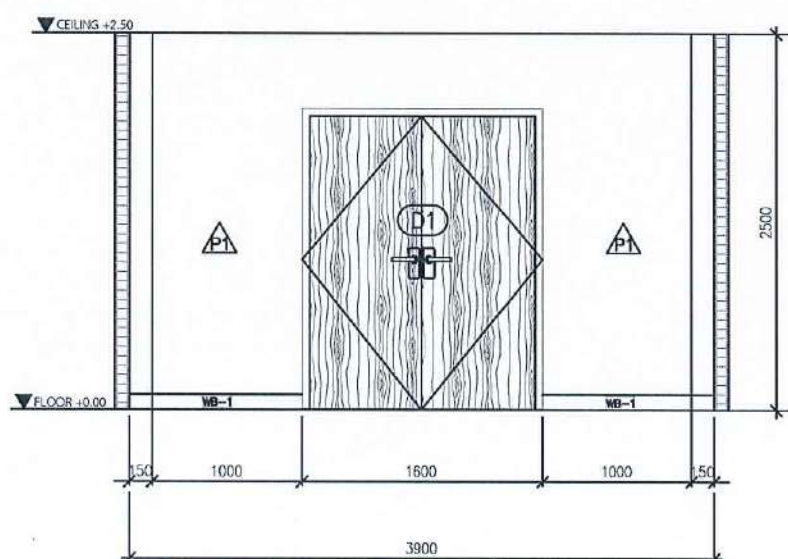

ELEVATION E3 SCALE 1 : 50

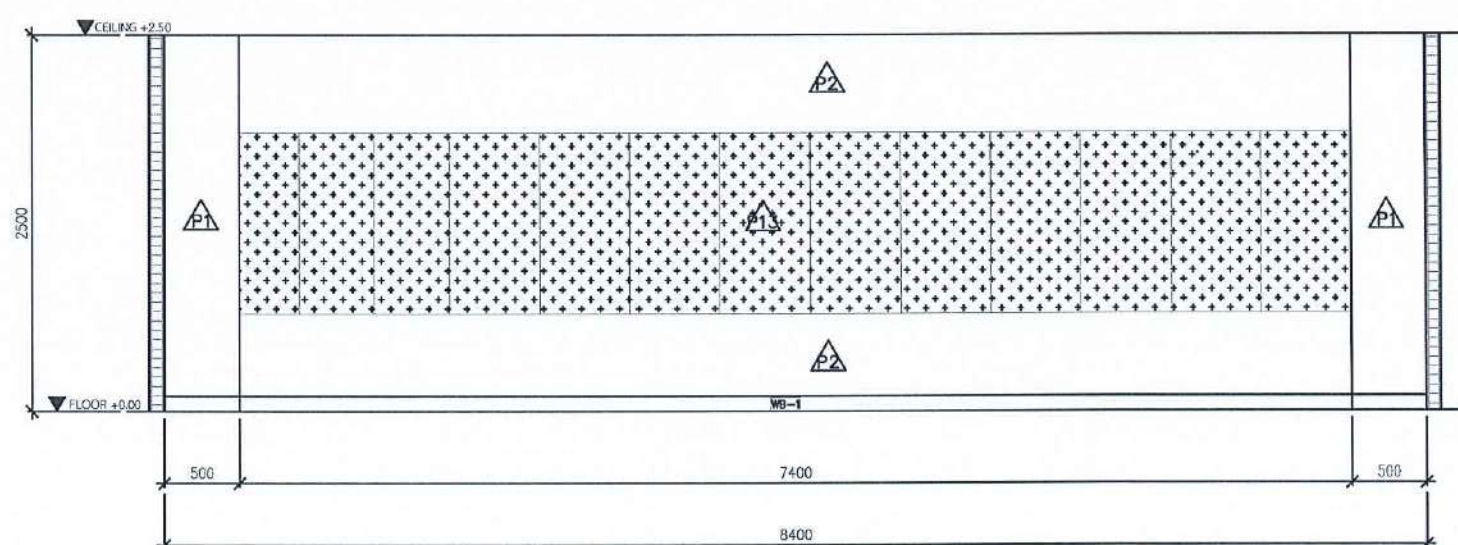

ELEVATION E4 SCALE 1 : 50

PROJECT :

งานปรับปรุงอาคารอเนกประสงค์
มหาวิทยาลัยราชภัฏนครสวรรค์

ASSOCIATE ENGINEER :

ฐานันตร์ หลานพานิช ทย. 63152

ASSOCIATE ARCHITECTS :

ทศพล อรรณพศิลป์ ทย. 20411

ARCHITECTS :

วสิน สมนะวงษ์ ทย. 21677

INTERIOR DESIGNER :

ELECTRICAL ENGINEER :

ภูไท อภัยสุน ทย. 46872

DRAWING BY :

วสิน สมนะวงษ์

REVISION CHECKED DATE

CUSTOMER :

DRAWING TITEL :


STAUTA : DRAWING No.

CHECKED BY :


APPROVED BY :

DATE : 20.10.2568


Signature *Signature* *Signature*

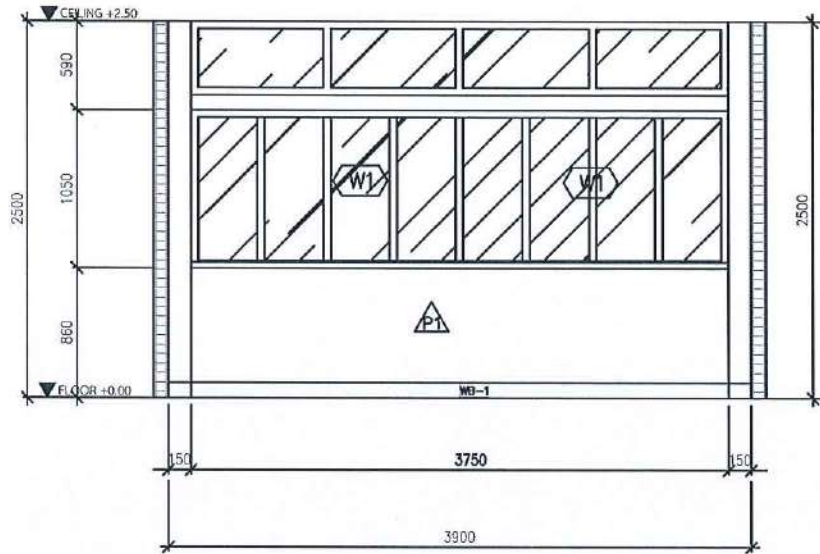


ELEVATION E1 SCALE 1 : 50

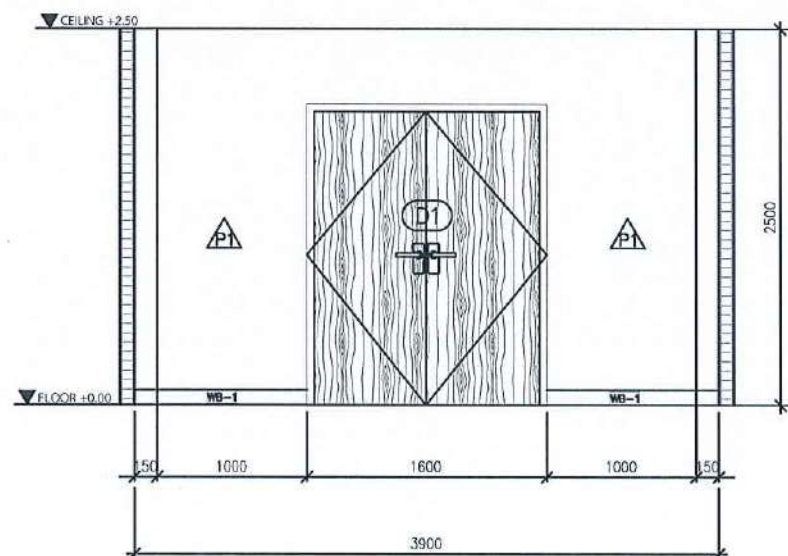

ELEVATION E3 SCALE 1 : 50

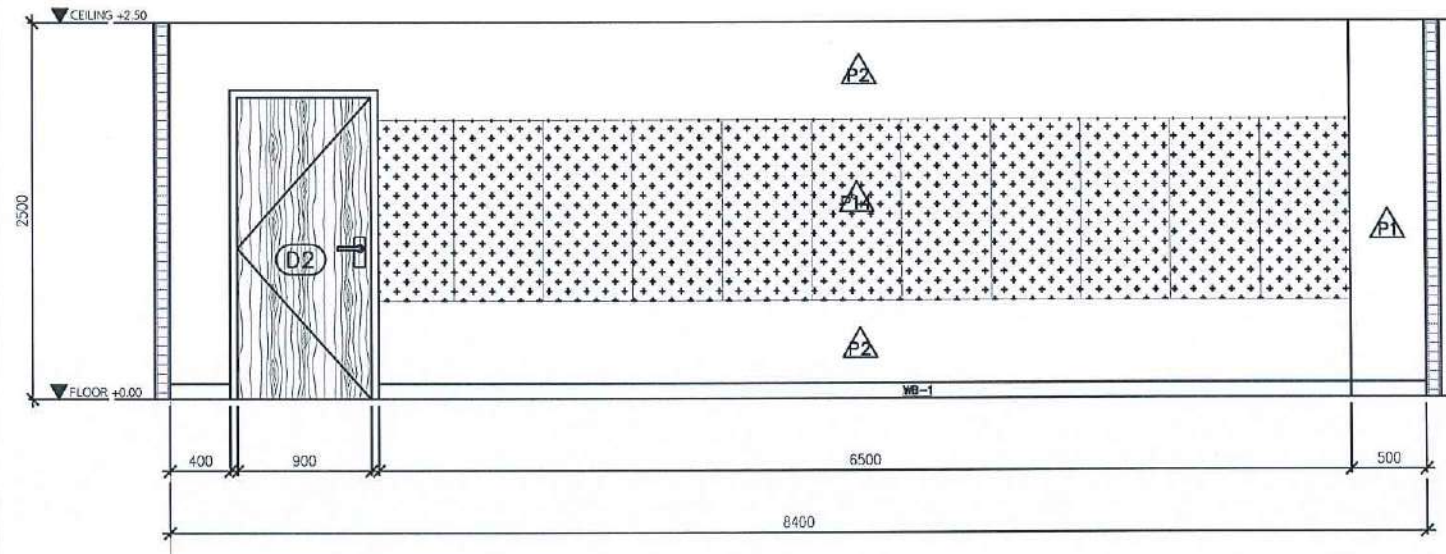

ELEVATION E2 SCALE 1 : 50

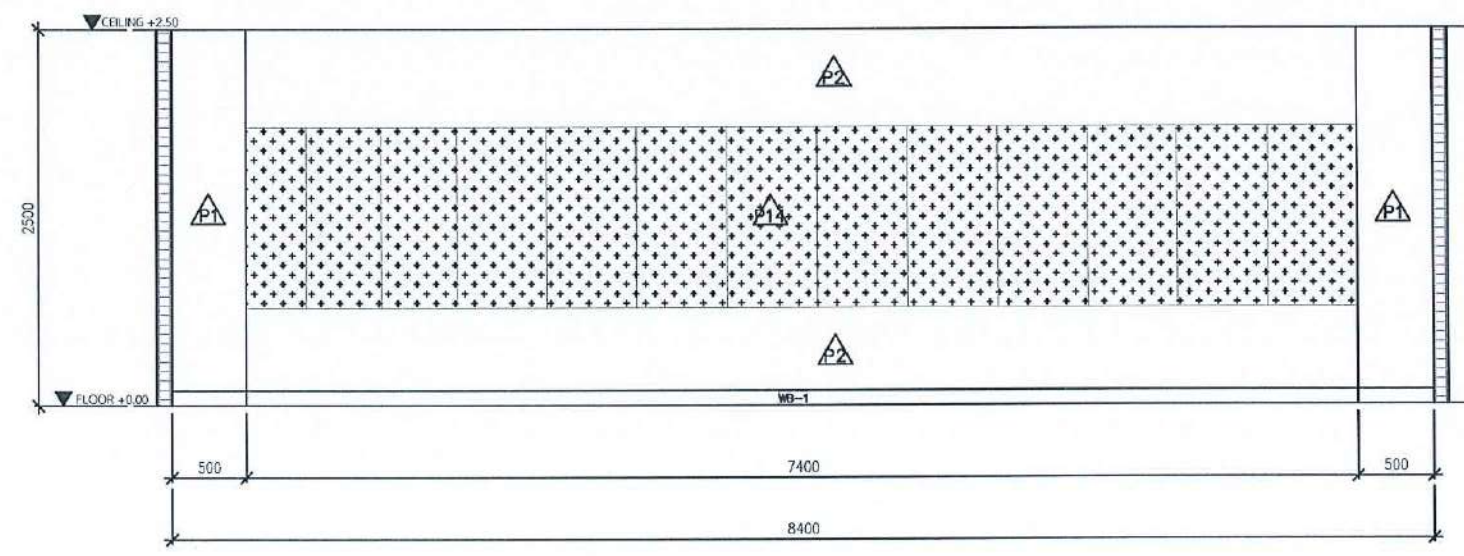

ELEVATION E4 SCALE 1 : 50

PROJECT :

งานปรับปรุงอาคาร คณะวิทยาศาสตร์
มหาวิทยาลัยรามคำแหง

ASSOCIATE ENGINEER :

ฐานันดร ห่อพานิช ทย. 63152

ASSOCIATE ARCHITECTS :

ทศพล ธรรมศิลป์ ทย. 20411

ARCHITECTS :

วสิน สมนะวงษ์ ทย. 21677

INTERIOR DESIGNER :

ELECTRICAL ENGINEER :

ภูไท อภัยสุน ทย. 46872

DRAWING BY :

วสิน สมนะวงษ์

REVISION	CHECKED	DATE

CUSTOMER :

DRAWING TITEL :


STAUTA :	DRAWING No.

CHECKED BY :


APPROVED BY :

DATE : 20.10.2568


วสิน สมนะวงษ์ *ฐานันดร ห่อพานิช* *ทศพล ธรรมศิลป์*

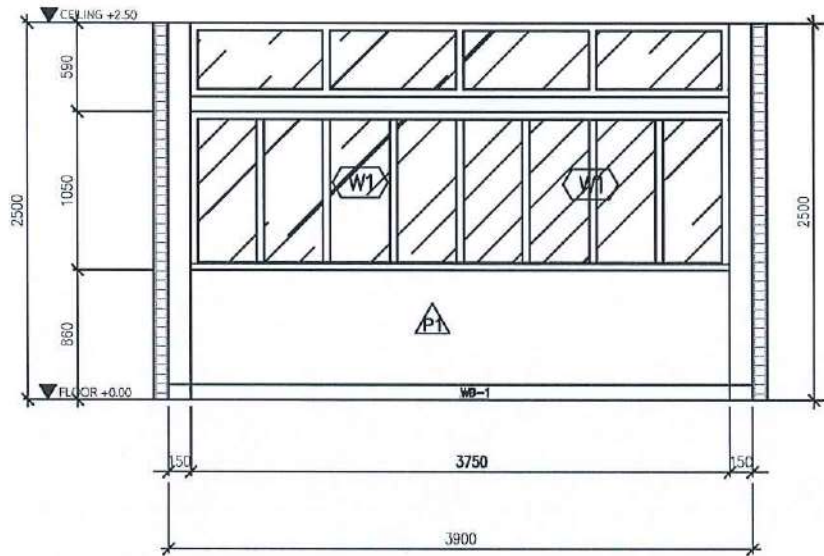


ELEVATION E1 SCALE 1 : 50

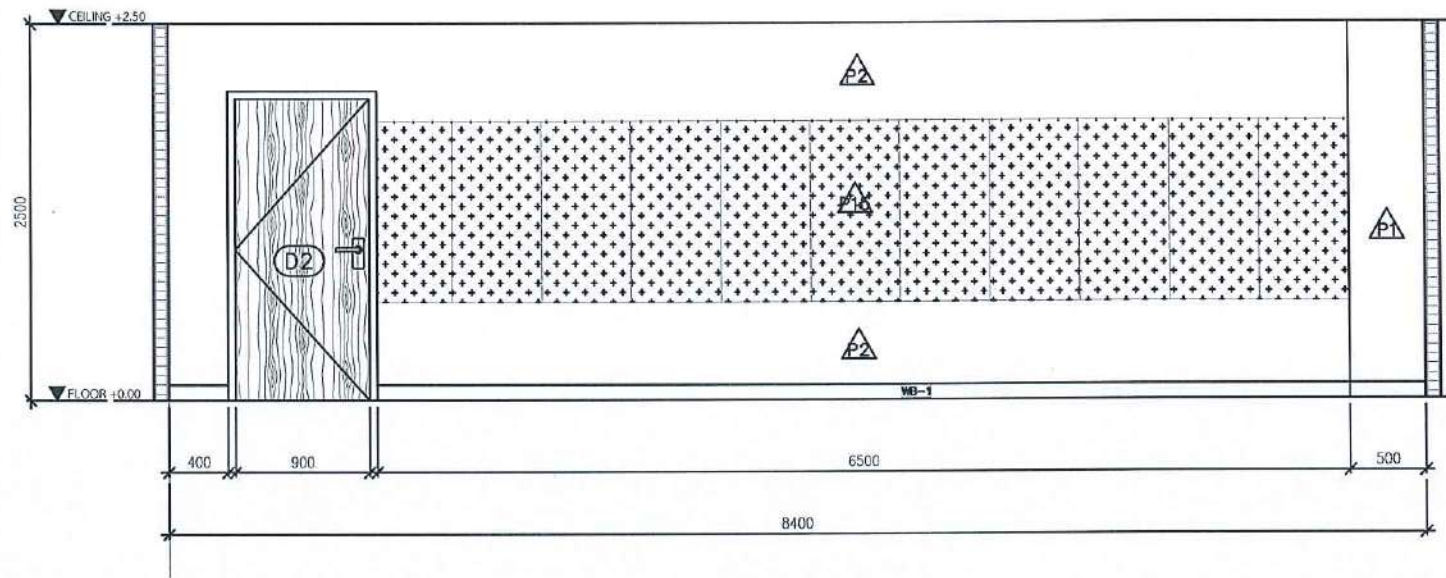

ELEVATION E2 SCALE 1 : 50

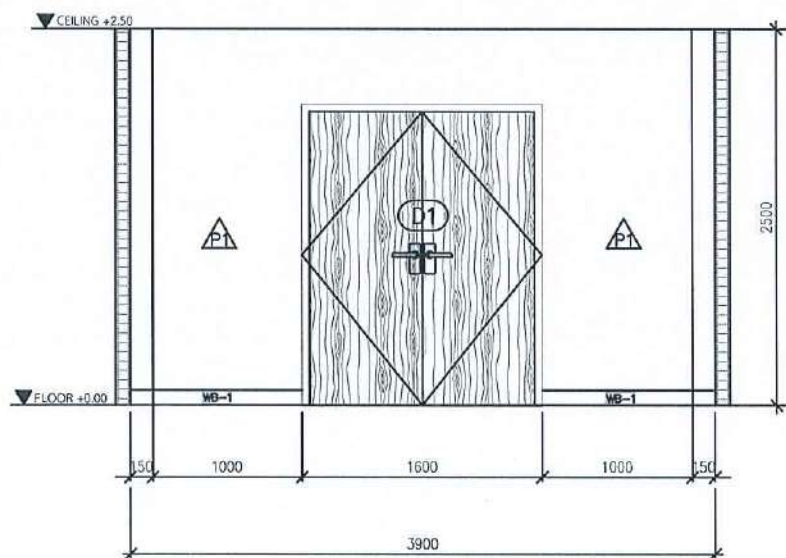

ELEVATION E3 SCALE 1 : 50

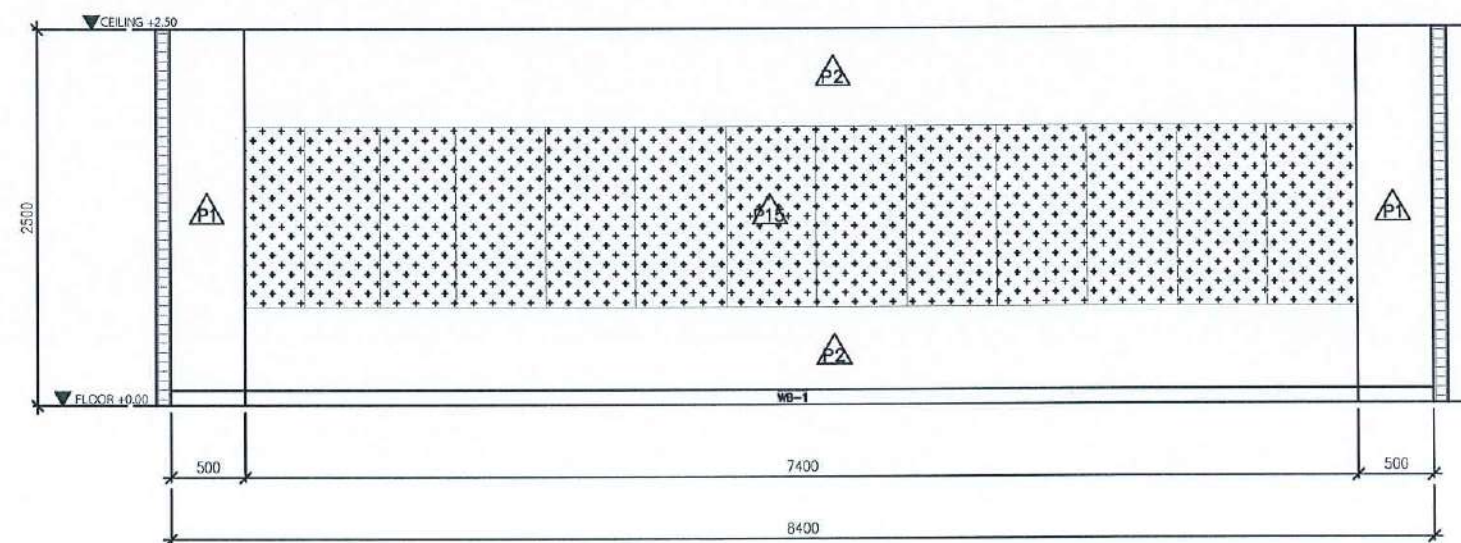

ELEVATION E4 SCALE 1 : 50

PROJECT :

งานปรับปรุงอาคารจัดซื้อจัดจ้าง
มหาวิทยาลัยราชภัฏนครสวรรค์

ASSOCIATE ENGINEER :

ฐานันดร หล่มพานิช ทย. 63152

ASSOCIATE ARCHITECTS :

ทศพล ธรรมศิลป์เบญติ ภา-สถ. 20411

ARCHITECTS :

วสิน สดลวงษ์ ภา-สถ. 21677

INTERIOR DESIGNER :

ELECTRICAL ENGINEER :

ภูไท อภัยสุน ภาพ. 46872

DRAWING BY :

วสิน สดลวงษ์

REVISION	CHECKED	DATE

CUSTOMER :


DRAWING TITEL :

STAUTA :	DRAWING No.

CHECKED BY :

APPROVED BY :

DATE : 20.10.2568

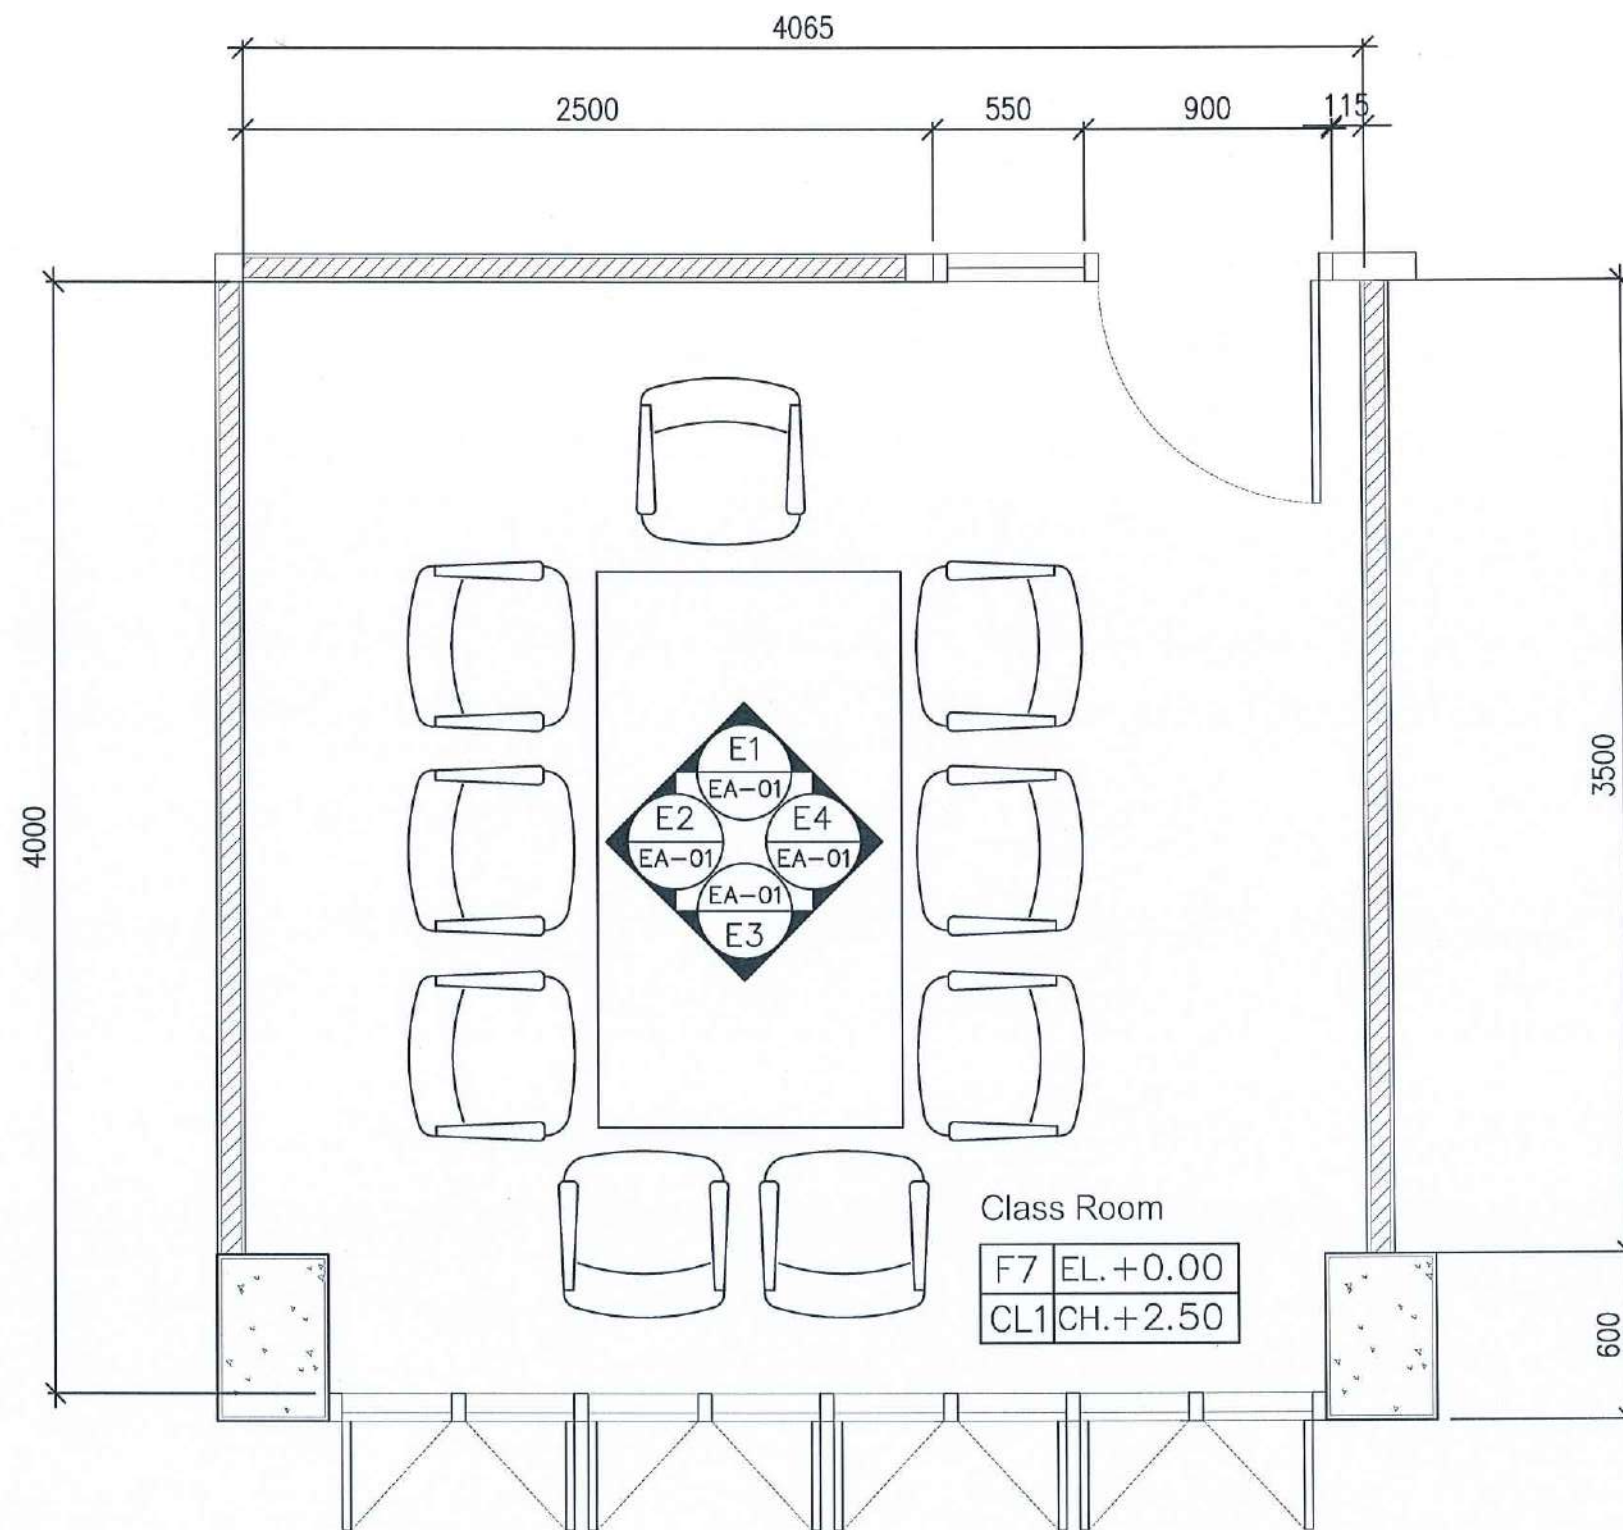

FURNITURE LAY OUT PLAN CLASSROOM 4

Signature

Signature

Signature

SCALE 1 : 50

PROJECT :

งานปรับปรุงอาคารเรียน
มหาวิทยาลัยราชภัฏนครสวรรค์

ASSOCIATE ENGINEER :

สุวัฒน์ ห้วนพานิช ทย. 63152

ASSOCIATE ARCHITECTS :

ทศพล ธรรมศิลป์ ทย. 20411

ARCHITECTS :

วสิน สมนะวงษ์ ทย. 21677

INTERIOR DESIGNER :

ELECTRICAL ENGINEER :

ภูไท อภัยสุน ทย. 46872

DRAWING BY :


วสิน สมนะวงษ์

REVISION	CHECKED	DATE




CUSTOMER :

DRAWING TITEL :

STAUTA :	DRAWING No.
CHECKED BY :	
APPROVED BY :	
DATE : 20.10.2568	

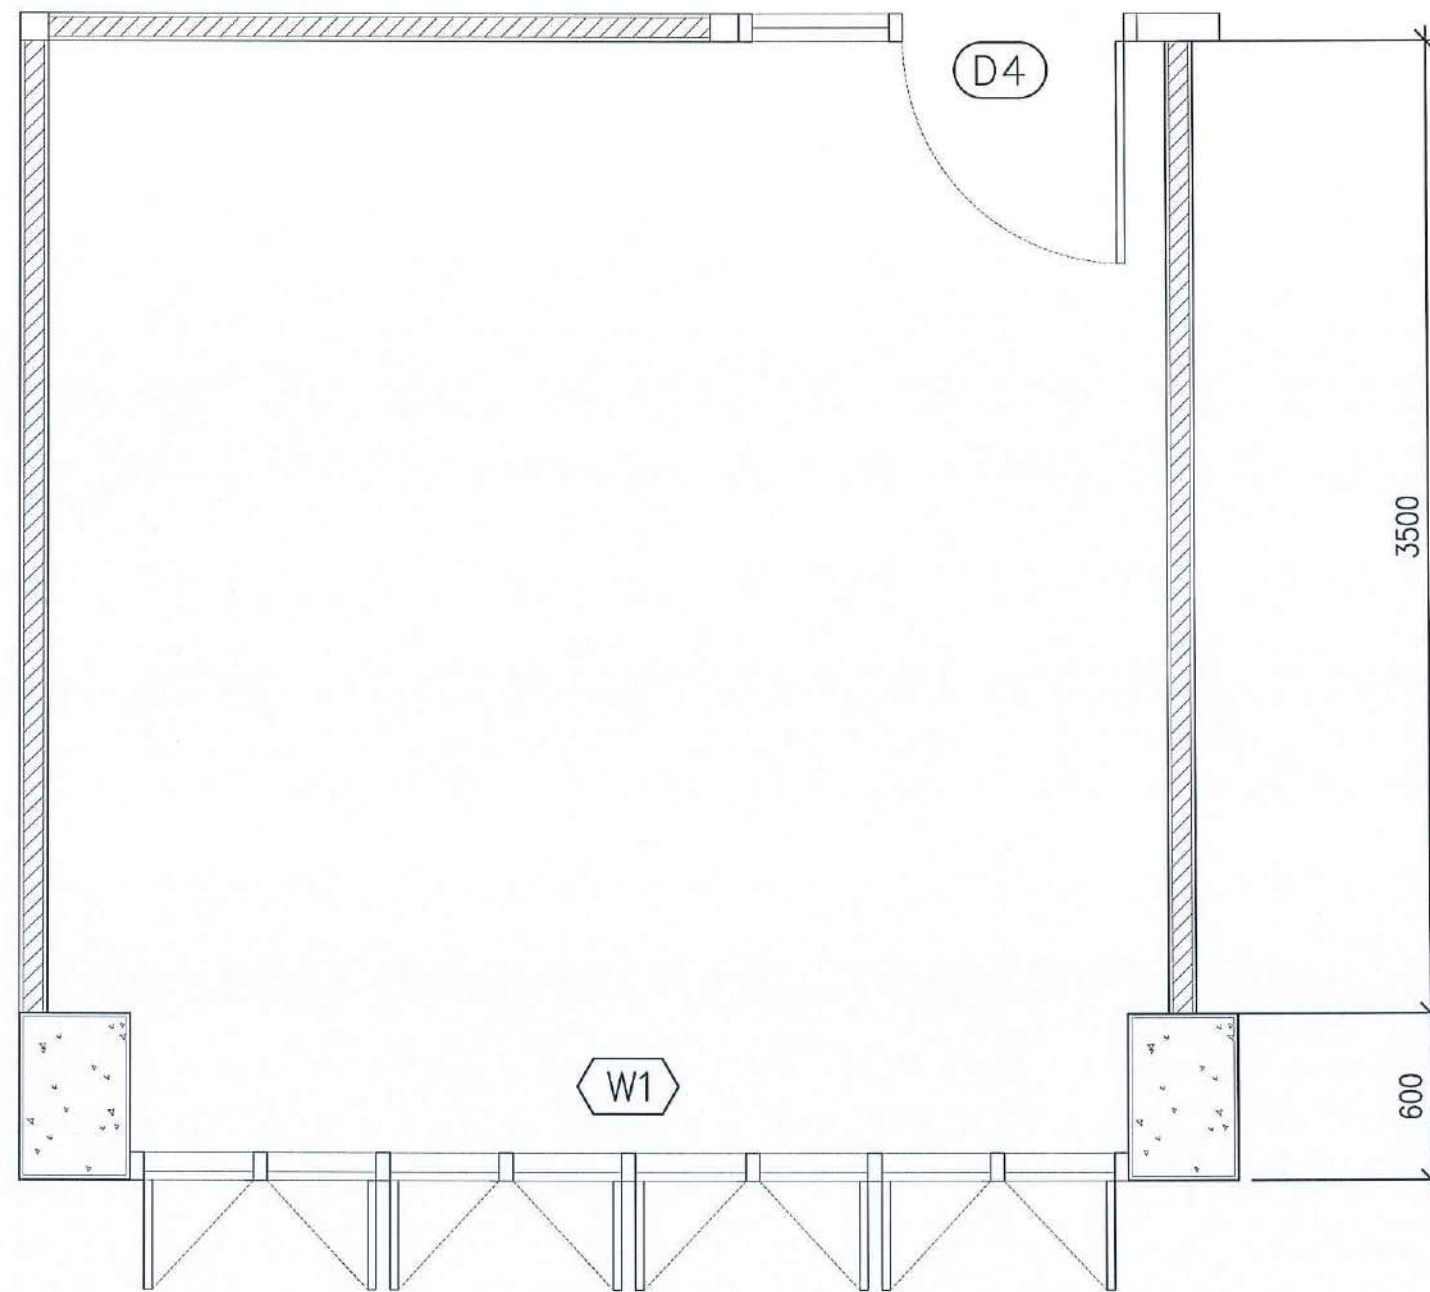


D4	ประตูบานเปิดเดี่ยว เฟรมอลูมิเนียม กระจก 6 มม. พร้อมอุปกรณ์	W1	หน้าต่างเดิมของโครงการ
DOOR AND WINDOW LAYOUT PLAN CLASSROOM 4			

   SCALE 1 : 50

PROJECT :		
งานปรับปรุงอาคารเรียนมัธยมศึกษาตอนต้น มหาวิทยาลัยราชภัฏนครสวรรค์		
ASSOCIATE ENGINEER :		
ฐานันดรย์ หลานพานิช ทย. 63152		
ASSOCIATE ARCHITECTS :		
ทศพล ธรรมศิลป์ ทย. 20411		
ARCHITECTS :		
วศิน สมนะวงษ์ ทย. 21677		
INTERIOR DESIGNER :		
ELECTRICAL ENGINEER :		
ภูไท อภัยสุน ทย. 46872		
DRAWING BY : ภูไท อภัยสุน		
วศิน สมนะวงษ์		
REVISION	CHECKED	DATE
CUSTOMER :		
DRAWING TITEL :		
STAUTA :	DRAWING No.	
CHECKED BY :		
APPROVED BY :		
DATE : 20.10.2568		

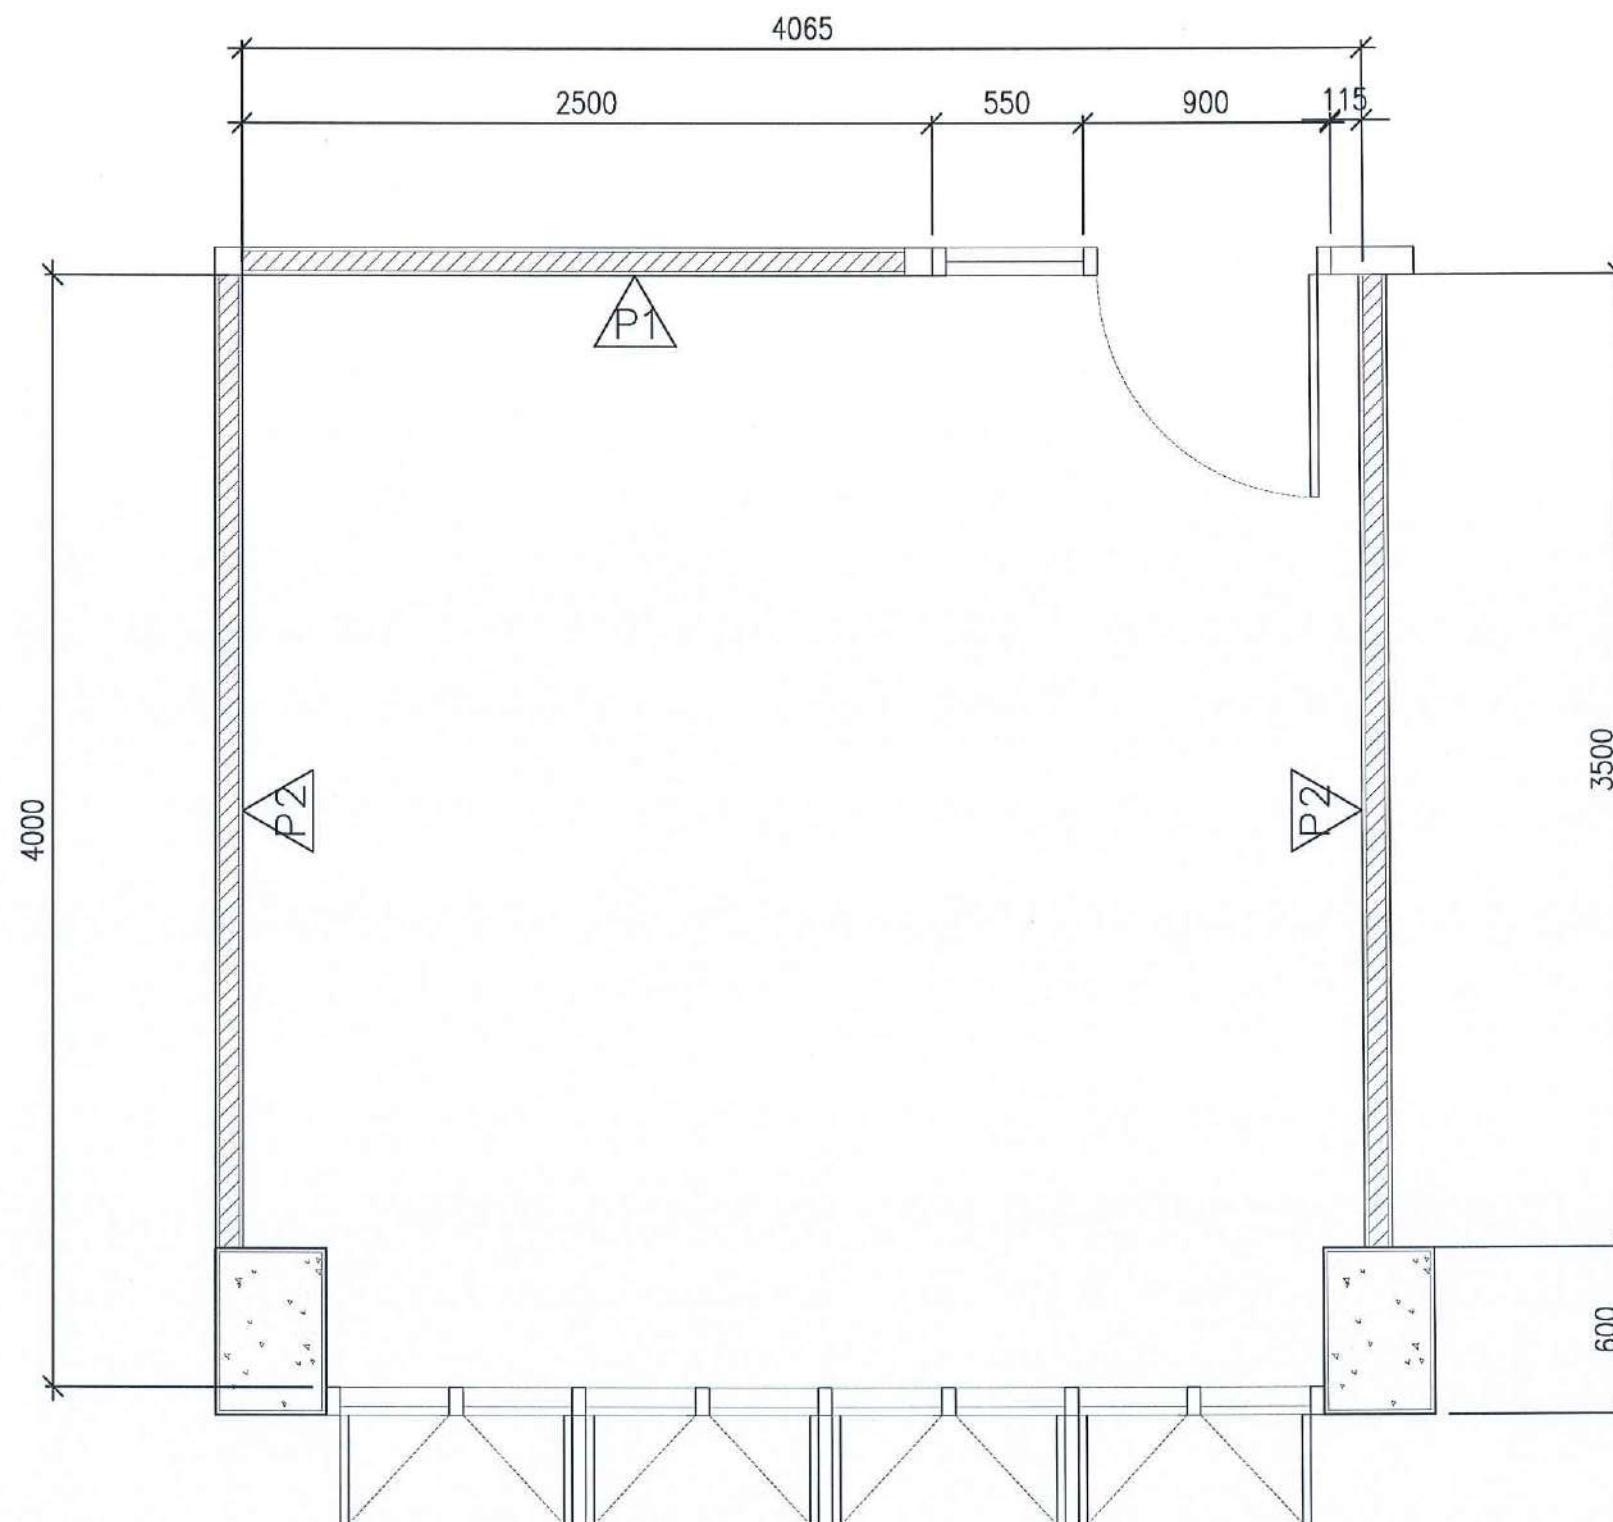

PROJECT :

งานปรับปรุงอาคารเรียนมัธยมศึกษาสตรี
มหาวิทยาลัยราชภัฏนครสวรรค์

ASSOCIATE ENGINEER :

ฐานันตร์ หลวนพานิช ภย. 63152

ASSOCIATE ARCHITECTS :

ทศพล ธรรมศิลป์ ภูติ ภ-สถ. 20411

ARCHITECTS :

วศิน สมนะวงษ์ ภ-สถ 21677

INTERIOR DESIGNER :

ELECTRICAL ENGINEER :

ภูไท อภัยสุน ภพก. 46872

DRAWING BY : ภูไท อภัยสุน

วศิน สมนะวงษ์

REVISION	CHECKED	DATE

CUSTOMER :

DRAWING TITEL :

STAUTA : DRAWING No.

CHECKED BY :

APPROVED BY :

DATE : 20.10.2568

P1

ผนังเดิม ทาสี ACRYLIC 100% ชนิดทากายใน สีเบเยอร์ 140-1

P2

ผนังขีปรีมบอร์ค 12 มม.ขอบเรียบ ฉาบเรียบ โครงเคร้าโลหะชุบสังกะสี
ทาสี ACRYLIC 100% ชนิดทากายใน สีเบเยอร์ 140-1

P3

ผนังกรุแผ่นซับเสียง SCG สีขาวสลับสีเขียว ตามแบบ

P13

ผนังกรุแผ่นซับเสียง SCG สีชมพูขาว ตามแบบ

P14

ผนังกรุแผ่นซับเสียง SCG สีส้มขาว ตามแบบ


P15

ผนังกรุแผ่นซับเสียง SCG สีน้ำตาลขาว ตามแบบ

WALL LAYOUT PLAN CLASSROOM 4

วศิน สมนะวงษ์ ฐานันตร์ หลวนพานิช ภูไท อภัยสุน

SCALE 1 : 50

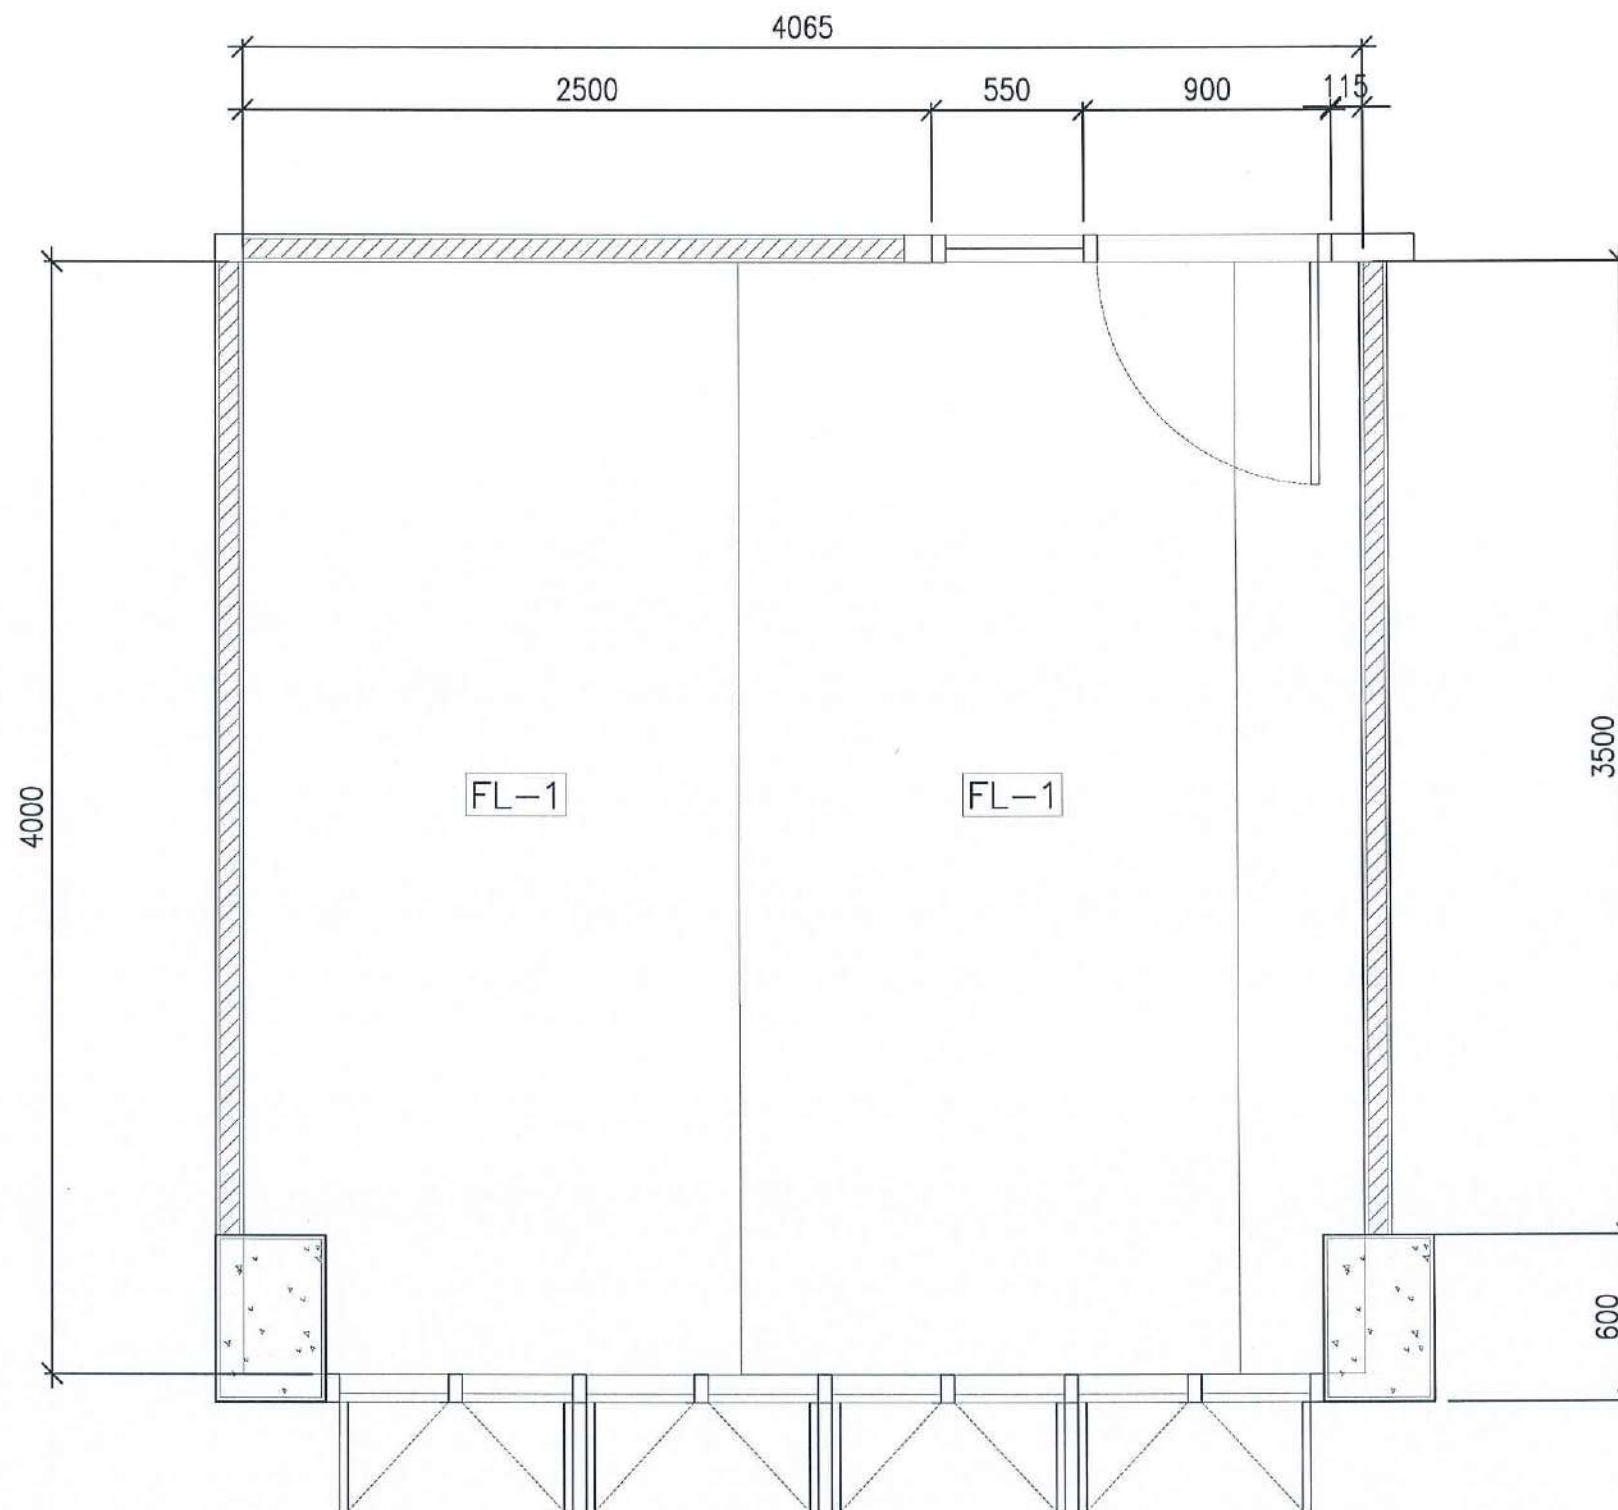

FL-1	กระเบื้องยางแบบม้วน หนาไม่น้อยกว่า 1.80 มม ยี่ห้อ ECOCLICK / Dinoflex หรือเทียบเท่า
WB-1	บัวยาง 10 ซม
—	รอยต่อกระเบื้องยาง

FLOOR PATTERN PLAN CLASSROOM 4

Signature *Signature* *Signature*

SCALE 1 : 50

PROJECT :

งานปรับปรุงอาคารเรียน
มหาวิทยาลัยราชภัฏนครสวรรค์

ASSOCIATE ENGINEER :

ฐานันดรย์ หล่อพานิช ทย. 63152

ASSOCIATE ARCHITECTS :

ทศพล ธรรมศิลป์ ญติ ภ-สถ. 20411

ARCHITECTS :

วสิน สดะวงษ์ ภ-สถ 21677

INTERIOR DESIGNER :

ELECTRICAL ENGINEER :

ภูไท อภัยสุน ภพก. 46872

DRAWING BY :


วสิน สดะวงษ์

REVISION	CHECKED	DATE

CUSTOMER :

DRAWING TITEL :

STAUTA :	DRAWING No.
CHECKED BY :	
APPROVED BY :	
DATE : 20.10.2568	

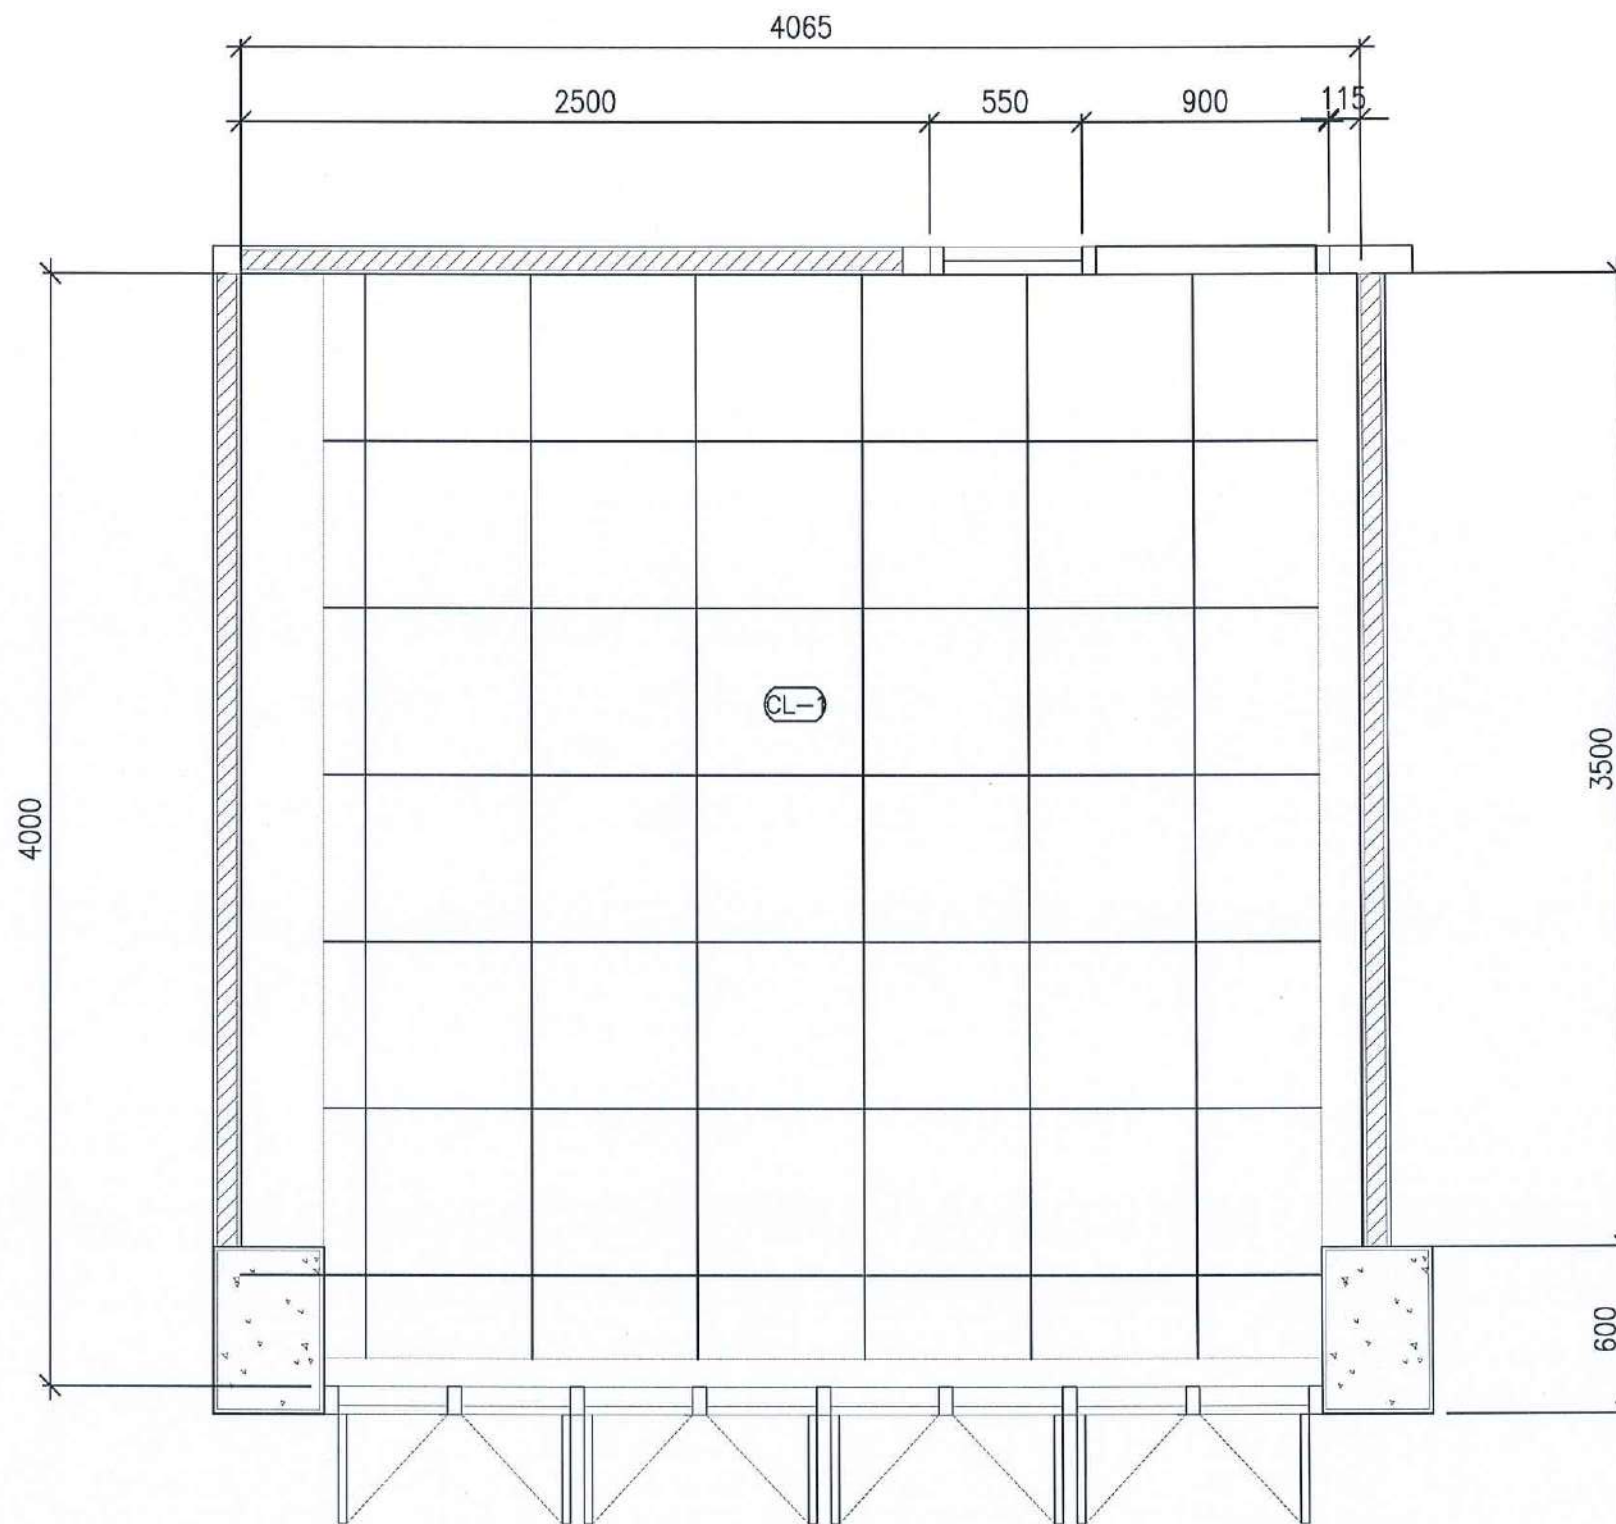

CL-1	ฝ้าเพดาน ACOUSTIC T-BAR 60x60 CM.

CEILING PLAN CLASSROOM 4

Signature *Signature* *Signature*

SCALE 1 : 50

PROJECT :

งานปรับปรุงอาคารเรียนมัธยมศึกษาสตรี
มหาวิทยาลัยราชภัฏนครสวรรค์

ASSOCIATE ENGINEER :

ฐานันดรย์ หล่มพานิช ภย. 63152

ASSOCIATE ARCHITECTS :

ทศพล ธรรมศิลป์ ญญติ ภ-สถ. 20411

ARCHITECTS :

วสิน สมนะวงษ์ ภ-สถ 21677

INTERIOR DESIGNER :

ELECTRICAL ENGINEER :

ภูไท อภัยสุน ภพท. 46872

DRAWING BY :

วสิน สมนะวงษ์

REVISION	CHECKED	DATE

CUSTOMER :


DRAWING TITEL :

STAUTA :	DRAWING No.
----------	-------------

CHECKED BY :

APPROVED BY :

DATE : 20.10.2568

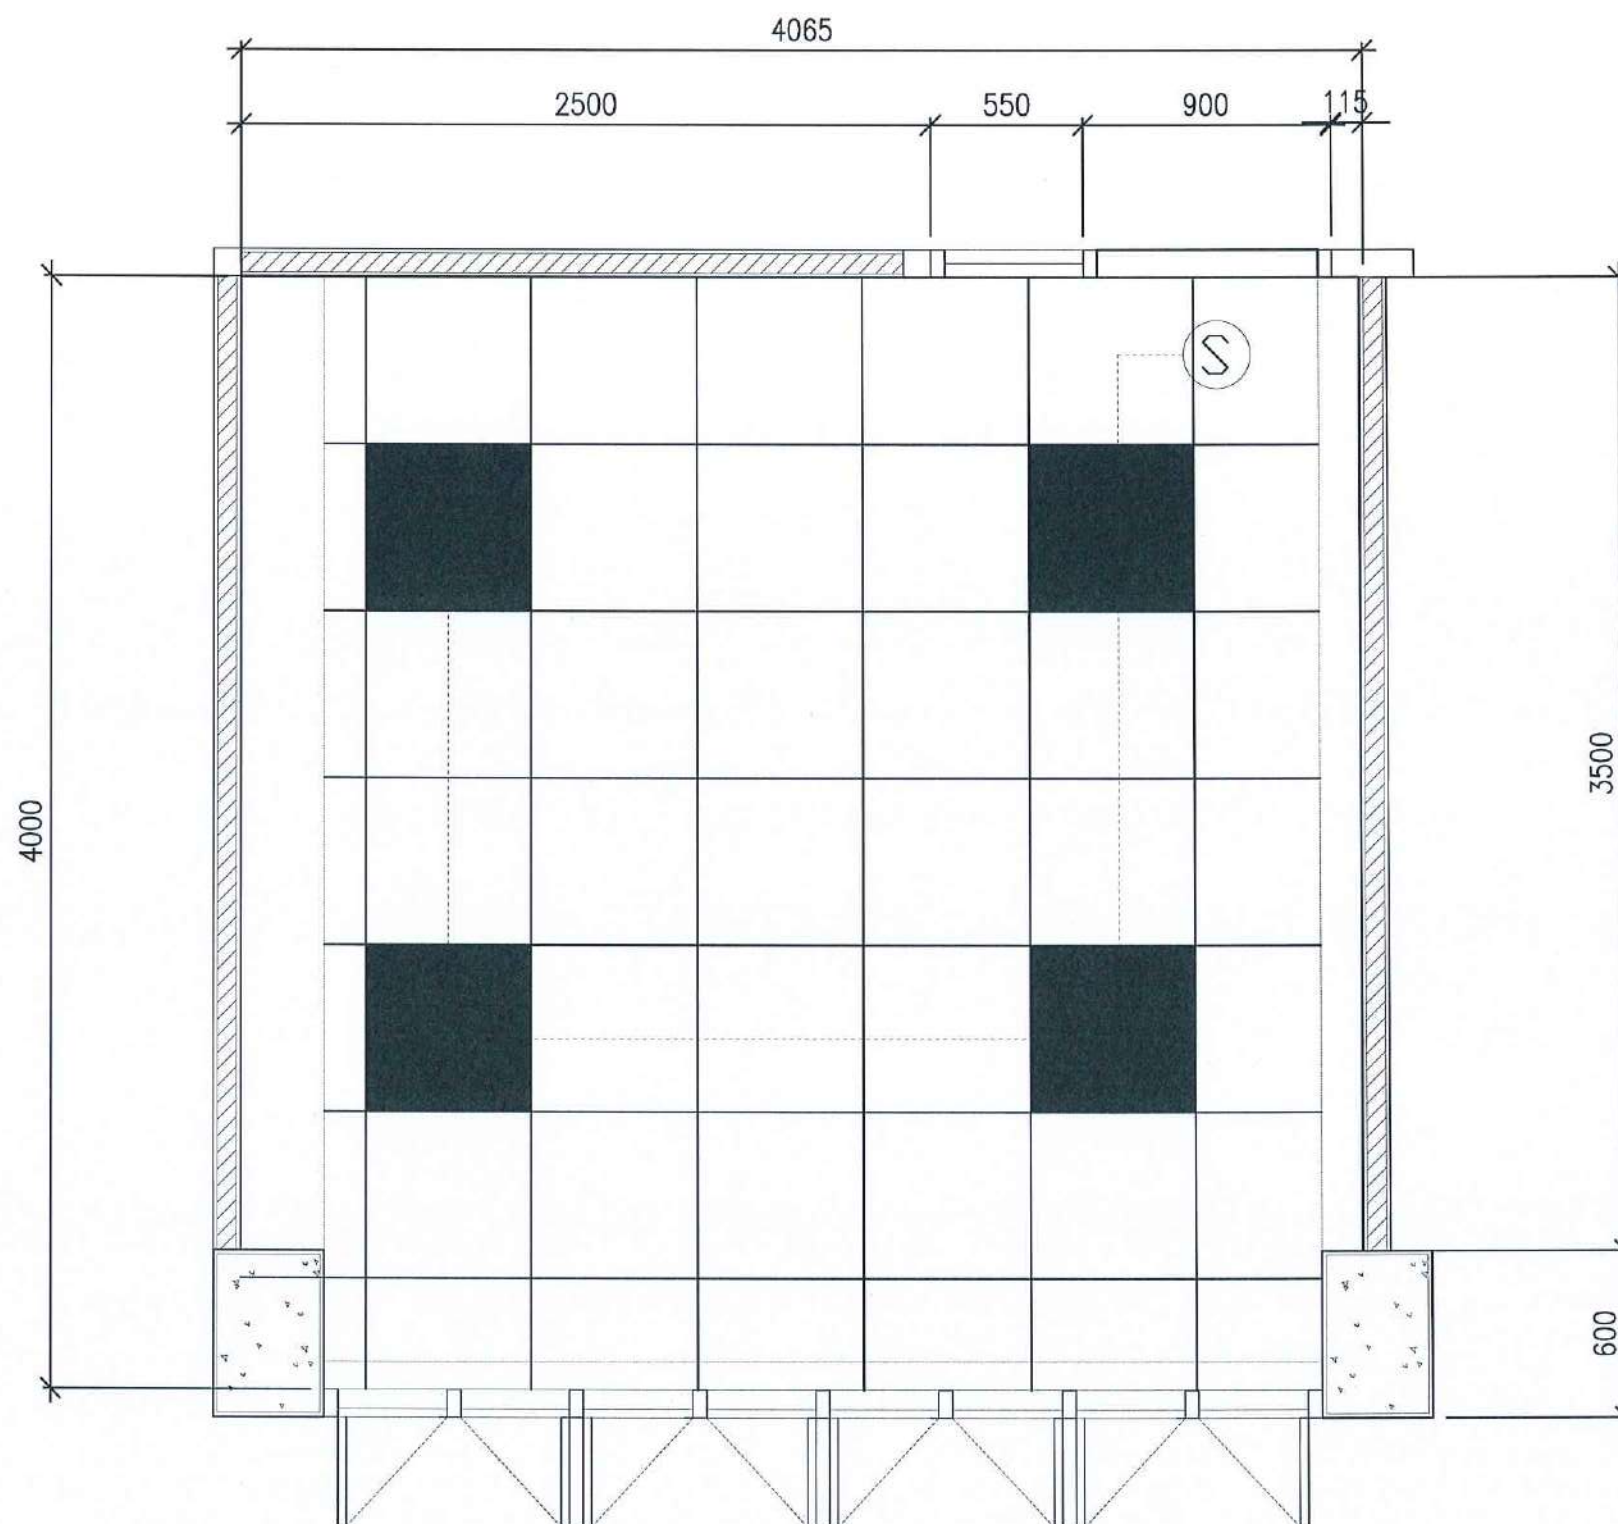

	PANEL LIGHT 60x60 CM.
	SWITCH

LIGHTING PLAN CLASSROOM 4

Signature *Signature* *Signature*

SCALE 1 : 50

PROJECT :

งานปรับปรุงอาคารวัดถนนพหลโยธิน
มหาวิทยาลัยราชภัฏนครสวรรค์

ASSOCIATE ENGINEER :

ฐานันดร หงวนพามิช ทย. 63152

ASSOCIATE ARCHITECTS :

ทศพล ธรรมศิลป์บุญดี ภ-สถ. 20411

ARCHITECTS :

วศิน สมนะวงษ์ ภ-สถ 21677

INTERIOR DESIGNER :

ELECTRICAL ENGINEER :

ภูไท อภัยสุน ภพท. 46872

DRAWING BY :


วศิน สมนะวงษ์

REVISION	CHECKED	DATE

CUSTOMER :

DRAWING TITEL :

STAUTA :	DRAWING No.
CHECKED BY :	
APPROVED BY :	
DATE : 20.10.2568	

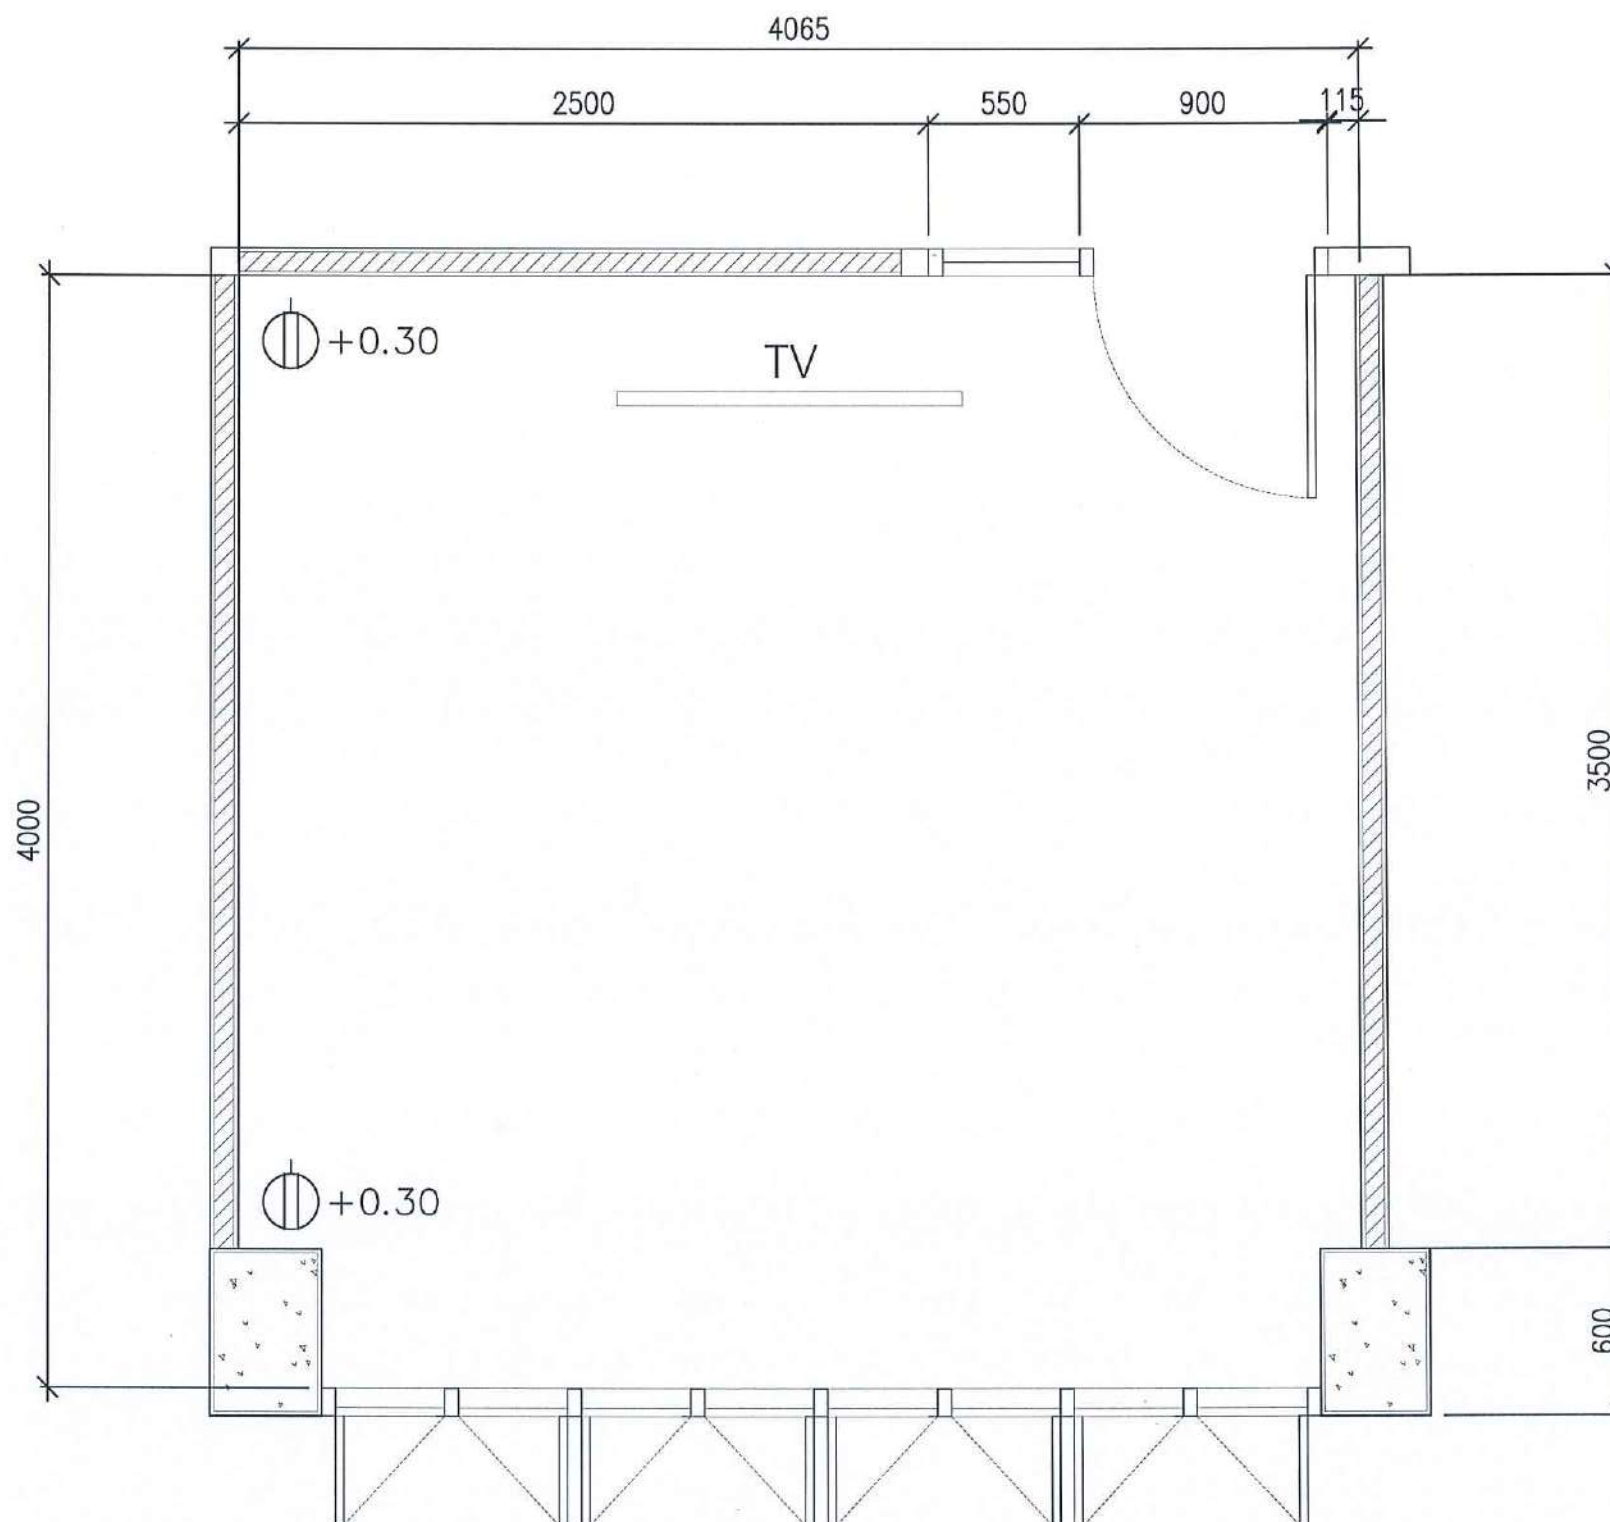

ELECTRICITY FINISHING SYMBOLS

⊖	DUPLEX RECEPTACLE	Ⓛ	NETWORK
Ⓢ	SWITCH	▬	CONSUMER UNIT

POWER OUTLET PLAN CLASSROOM 4

Signature of Engineer

SCALE 1 : 50

PROJECT :

งานปรับปรุงอาคารเรียน
มหาวิทยาลัยราชภัฏนครสวรรค์

ASSOCIATE ENGINEER :

ฐานันดร หลานพานิช ภย. 63152

ASSOCIATE ARCHITECTS :

ทศพล ธรรมศิลป์ ภู-สถ. 20411

ARCHITECTS :

วสิน สมนะวงษ์ ภ-สถ 21677

INTERIOR DESIGNER :

ELECTRICAL ENGINEER :

ภูไท อภัยสุน ภพก. 46872

DRAWING BY :

วสิน สมนะวงษ์

REVISION	CHECKED	DATE

CUSTOMER :


DRAWING TITEL :

STAUTA :	DRAWING No.
----------	-------------

CHECKED BY :

APPROVED BY :

DATE : 20.10.2568

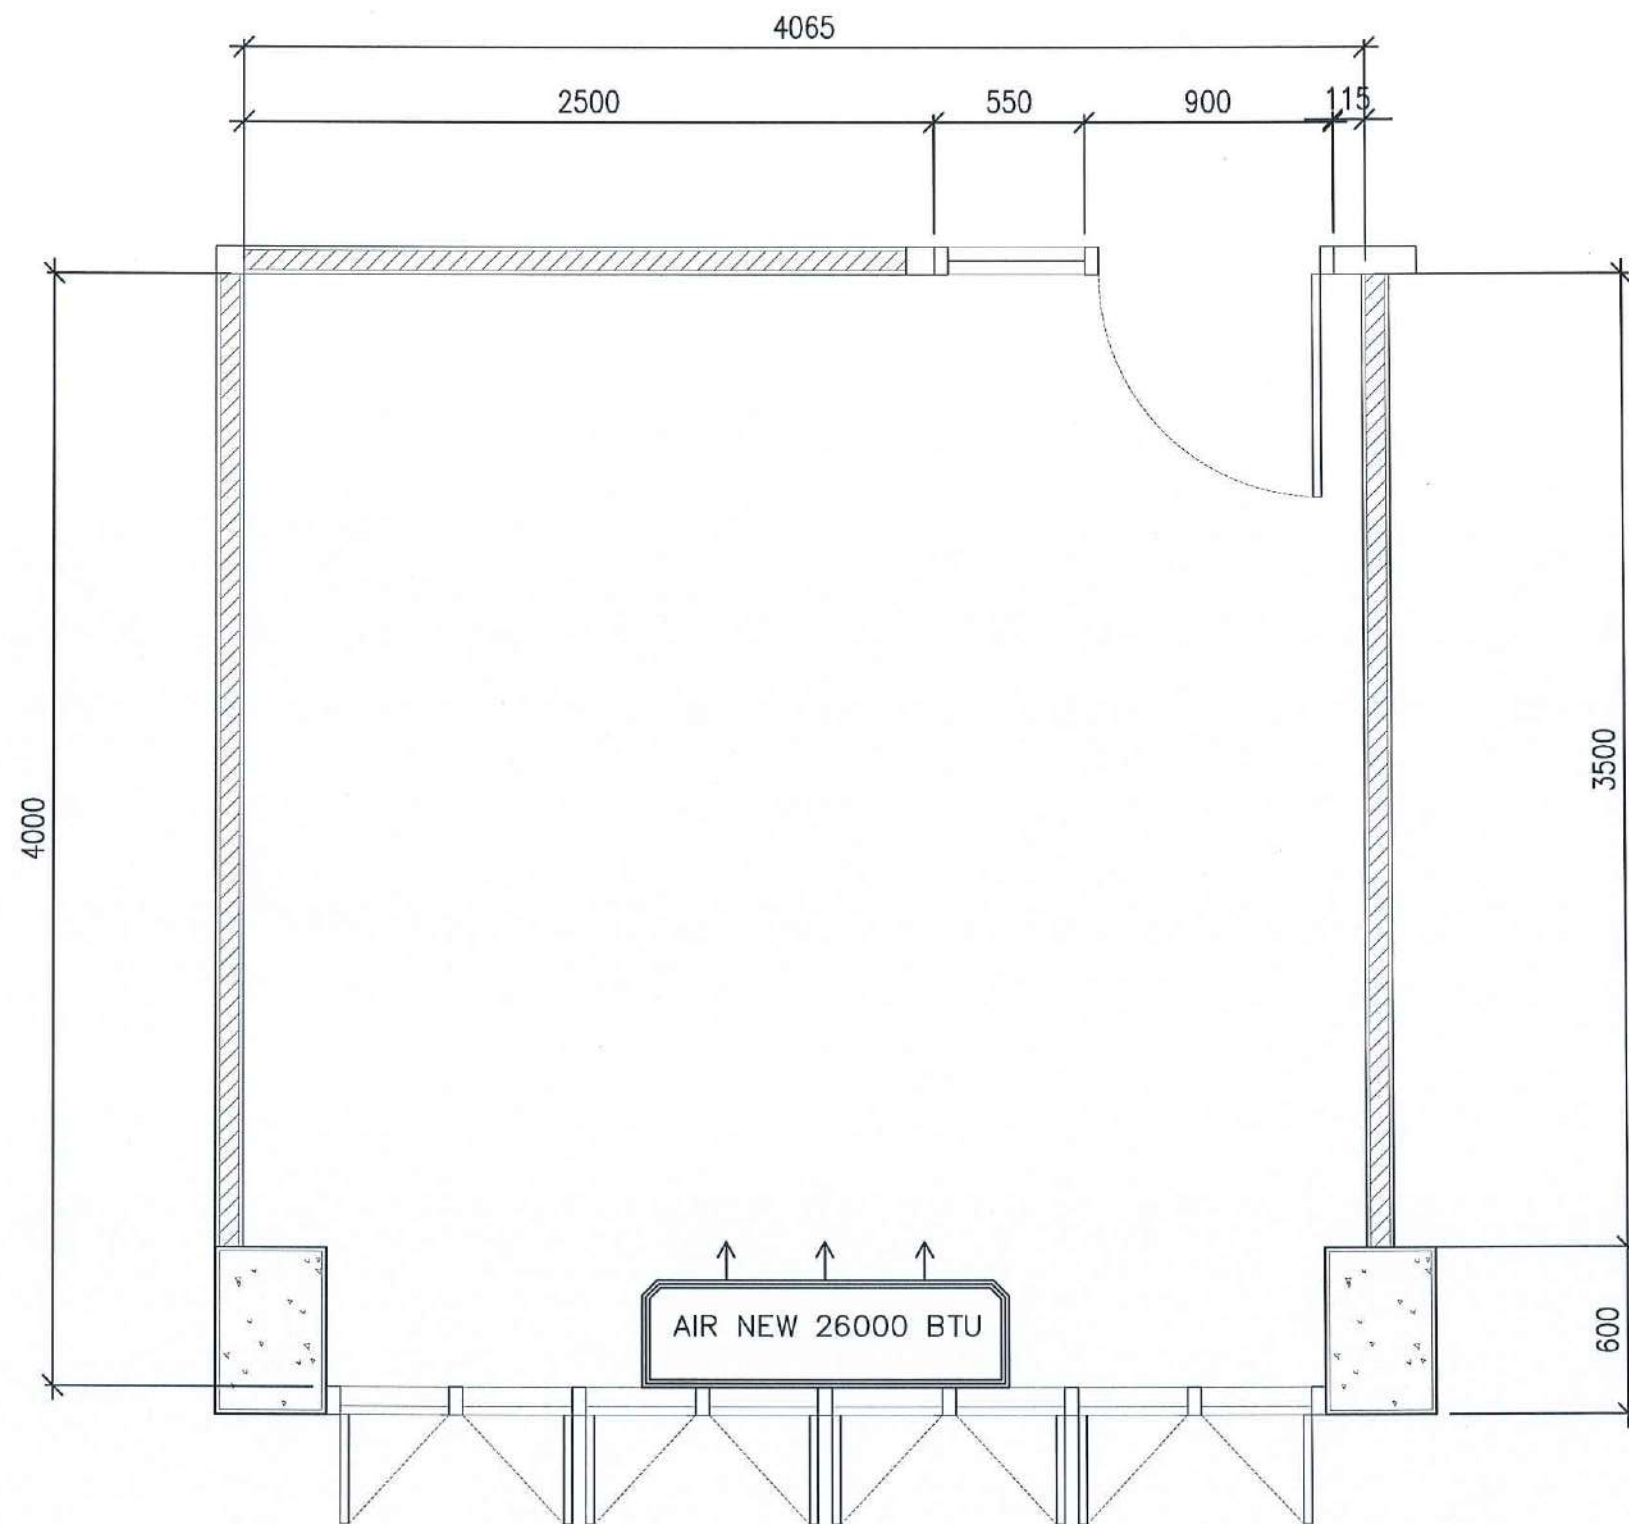

AIR CONDITIONER PLAN

Signature *Signature* *Signature*

SCALE 1 : 50

PROJECT :

งานปรับปรุงอาคารบริเวณมหาวิทยาลัยศรี
มหาวิทยาลัยราชภัฏนครสวรรค์

ASSOCIATE ENGINEER :

ฐานันดรย์ ส่วนพาณิชย์ 63152

ASSOCIATE ARCHITECTS :

พศพล ธรรมศิลป์ ภู-สถ 20411

ARCHITECTS :

วสิน ธรรมวงษ์ ภู-สถ 21677

INTERIOR DESIGNER :

ELECTRICAL ENGINEER :

ภูไท อภัยสุน ภู-สถ 46872

DRAWING BY :


วสิน ธรรมวงษ์

REVISION	CHECKED	DATE

CUSTOMER :

DRAWING TITEL :


STAUTA :	DRAWING No.
CHECKED BY :	
APPROVED BY :	
DATE : 20.10.2568	

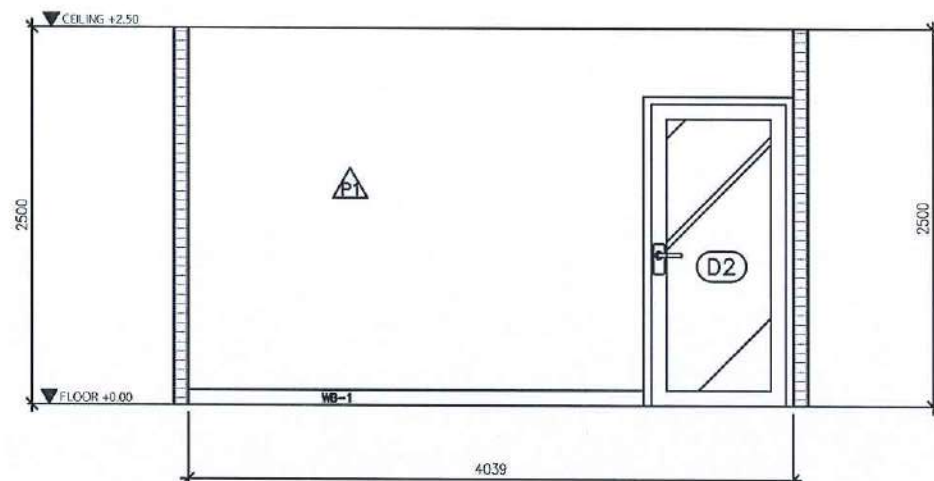

ELEVATION

E1


SCALE 1 : 50

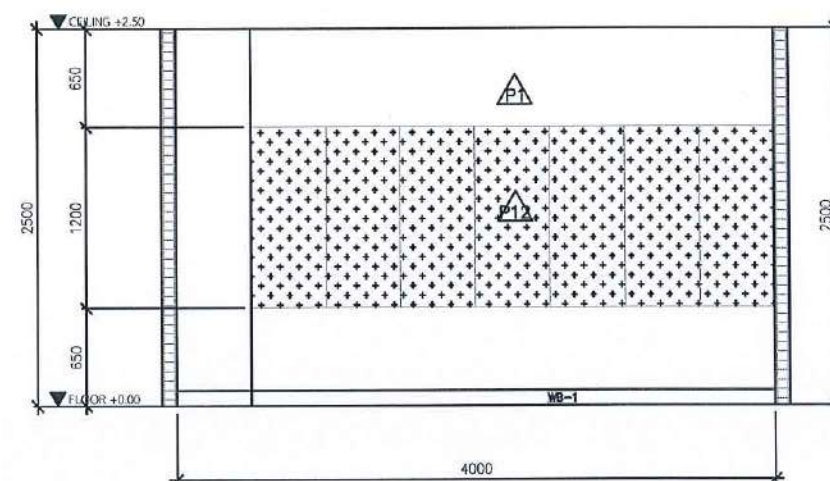

ELEVATION

E2


SCALE 1 : 50

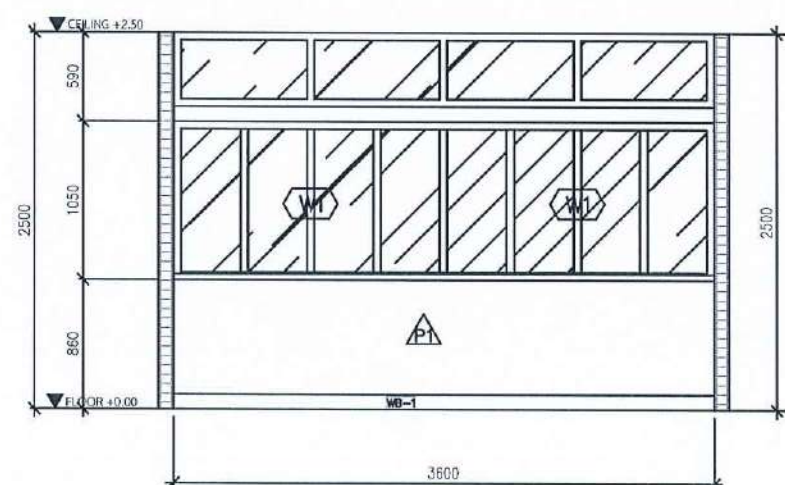

ELEVATION

E3

SCALE 1 : 50

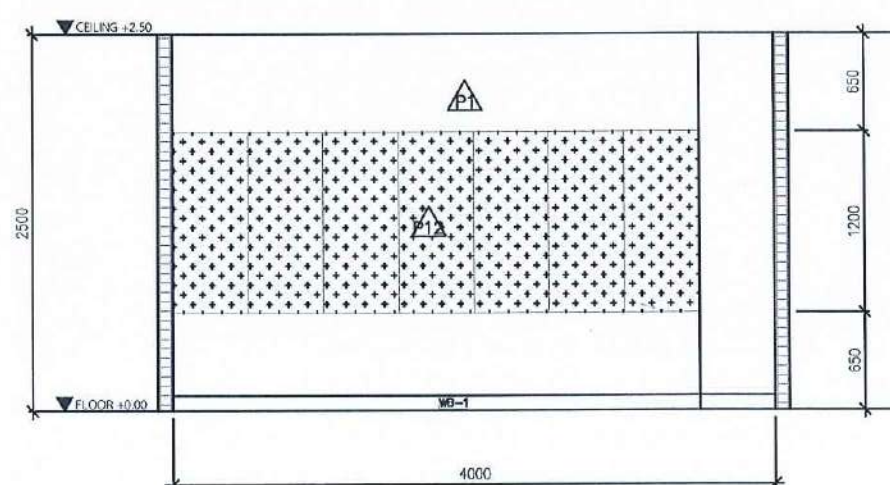

ELEVATION

E4

SCALE 1 : 50

PROJECT :

งานปรับปรุงอาคารชั่วคราว
มหาวิทยาลัยราชภัฏนครสวรรค์

ASSOCIATE ENGINEER :

ฐานันดร ทล่วนพานิช ภย. 63152

ASSOCIATE ARCHITECTS :

ทศพล ธรรมศิลป์ ภู-สถ. 20411

ARCHITECTS :

วสิน สมนะวงษ์ ภู-สถ. 21677

INTERIOR DESIGNER :

ELECTRICAL ENGINEER :

ภูไท อภัยสุน ภูพก. 46872

DRAWING BY :

วสิน สมนะวงษ์

REVISION CHECKED DATE

CUSTOMER :

DRAWING TITEL :


STAUTA : DRAWING No.

CHECKED BY :

APPROVED BY :

DATE : 20.10.2563

วสิน สมนะวงษ์ ภู-สถ. 21677

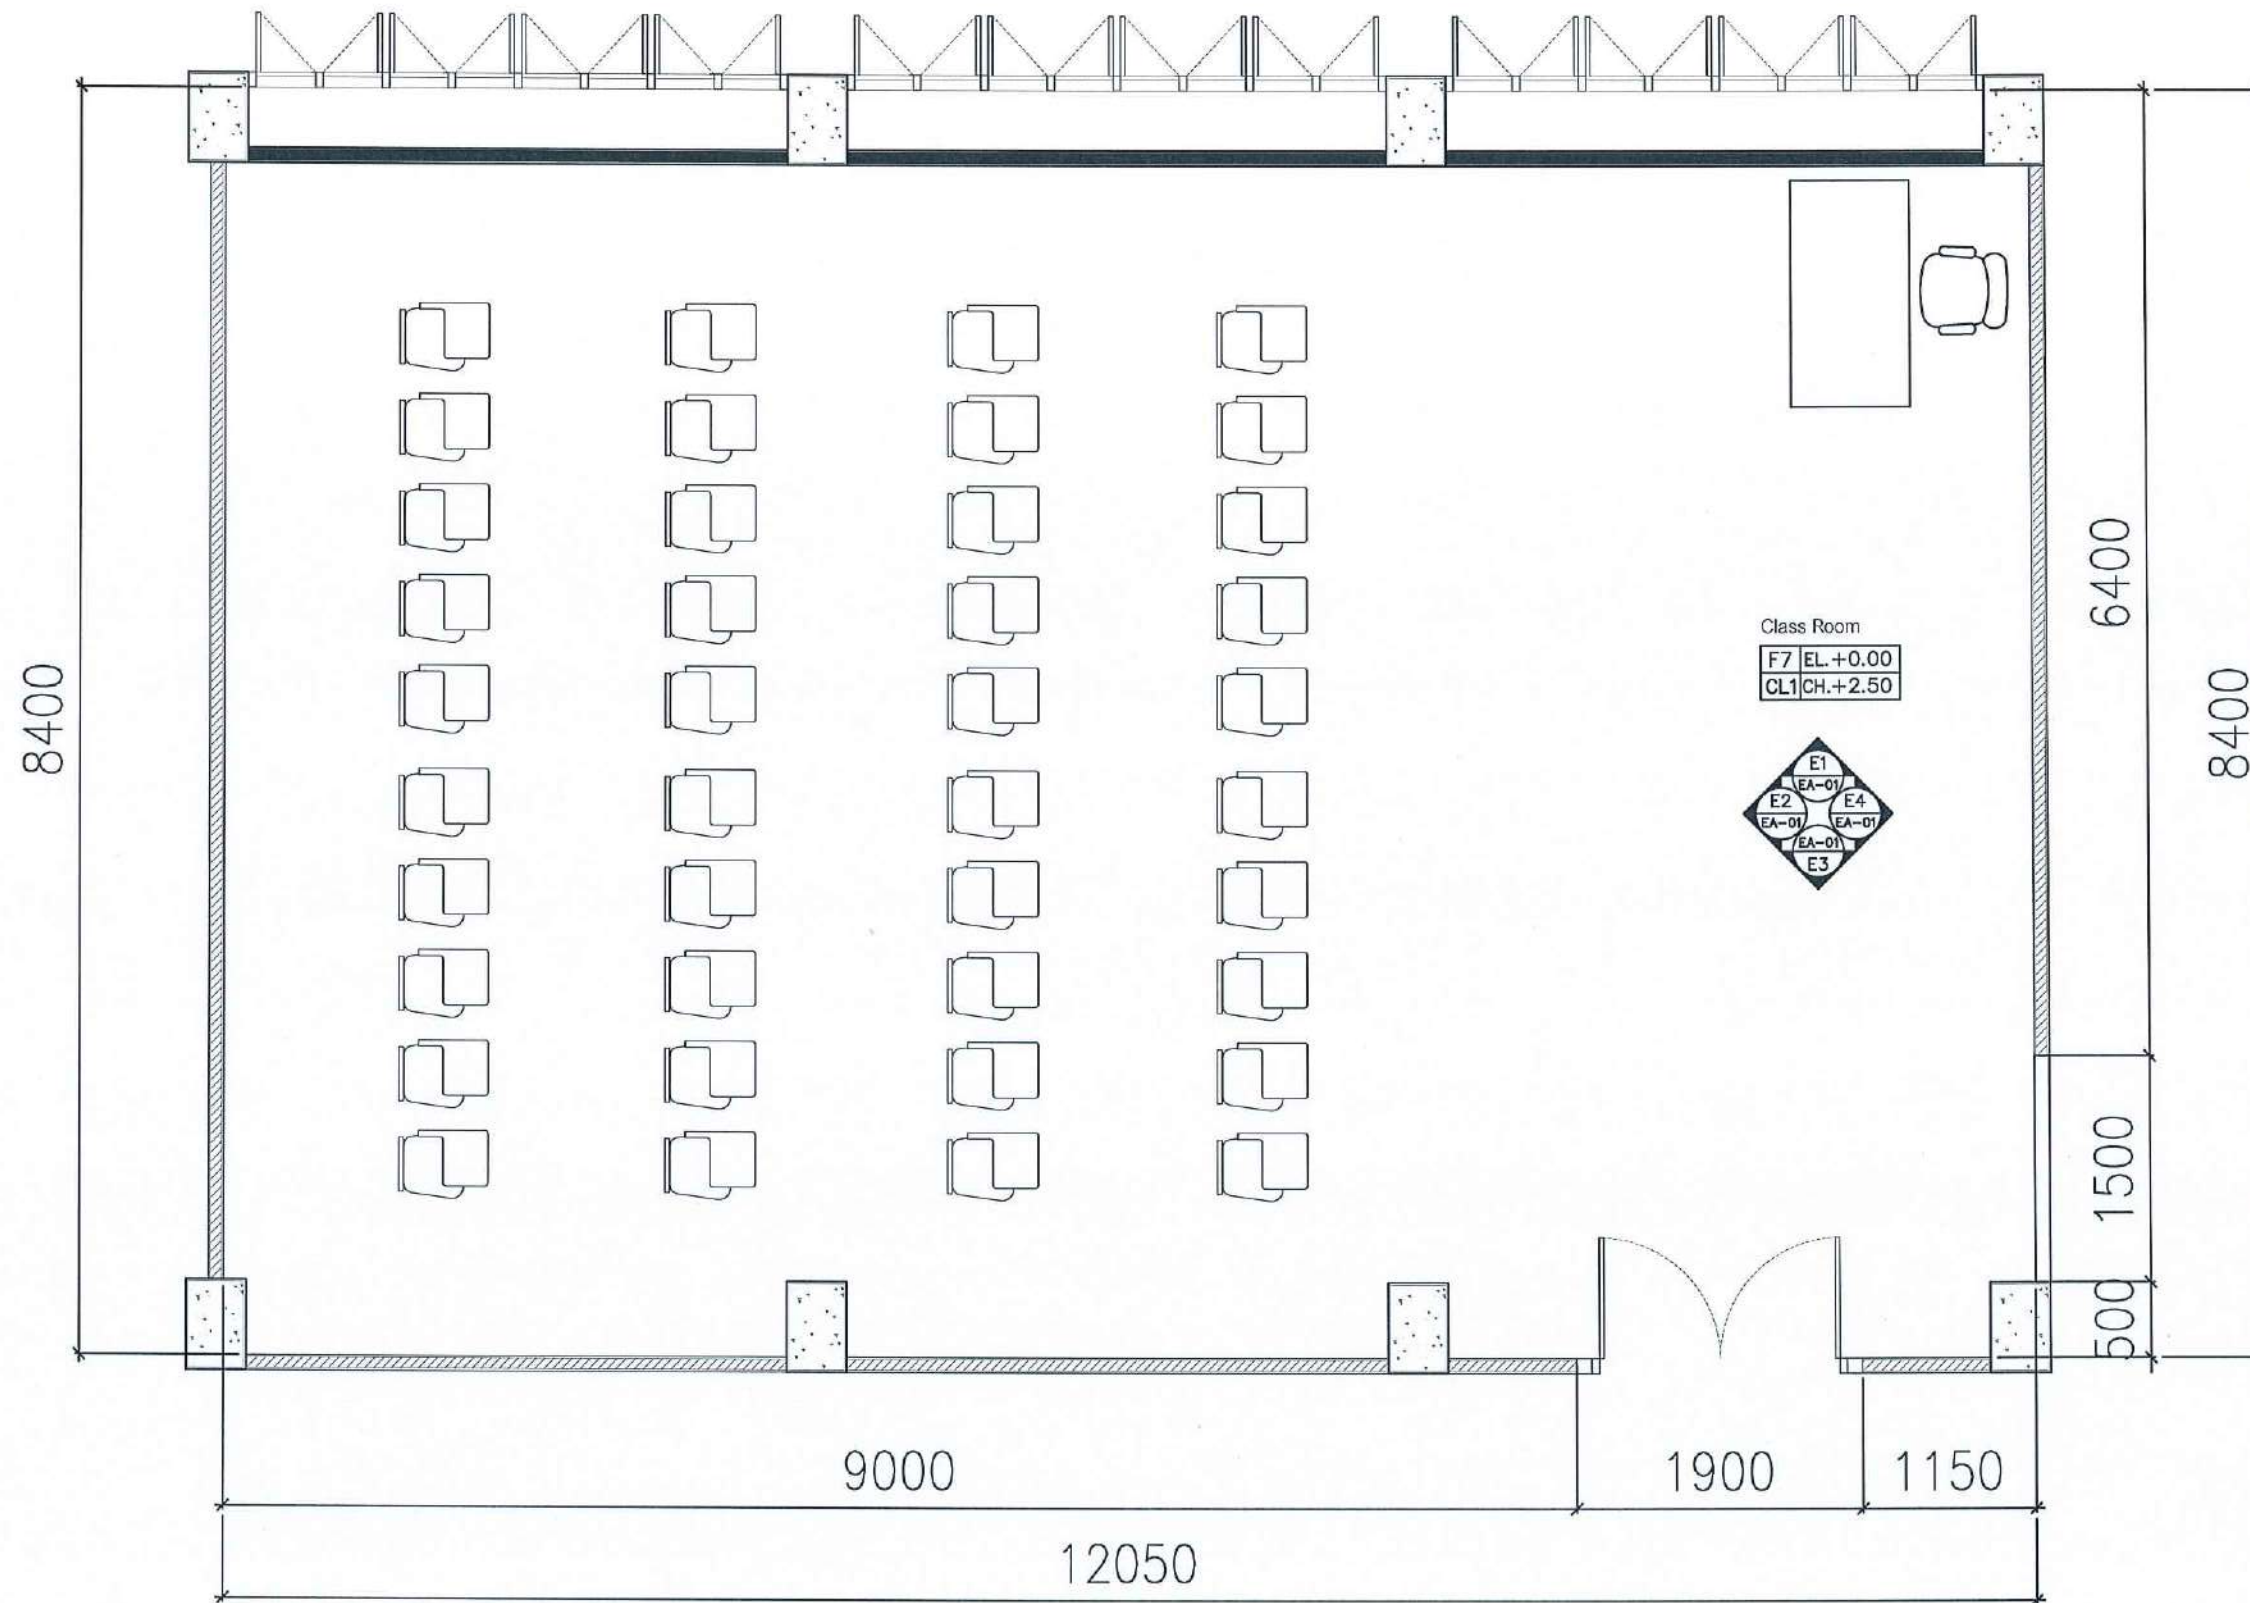

FURNITURE LAY OUT PLAN CLASSROOM 3

Signature *Signature*

SCALE 1 : 50

PROJECT :

งานปรับปรุงอาคารชั่วคราวศูนย์พัฒนาศักยภาพ
มหาวิทยาลัยราชภัฏนครสวรรค์

ASSOCIATE ENGINEER :

ฐานันดร วัฒนพานิช ทย. 63152

ASSOCIATE ARCHITECTS :

ทศพล ธรรมศิลป์บุญดี ภา-สถ. 20411

ARCHITECTS :

วศิน สมนะวงษ์ ภา-สถ. 21677

INTERIOR DESIGNER :

ELECTRICAL ENGINEER :

ภูไท อภัยสุน ภาท. 46872

DRAWING BY : *Signature*


วศิน สมนะวงษ์

REVISION	CHECKED	DATE

CUSTOMER :

DRAWING TITEL :

STAUTA :	DRAWING No.
CHECKED BY :	
APPROVED BY :	
DATE : 20.10.2568	

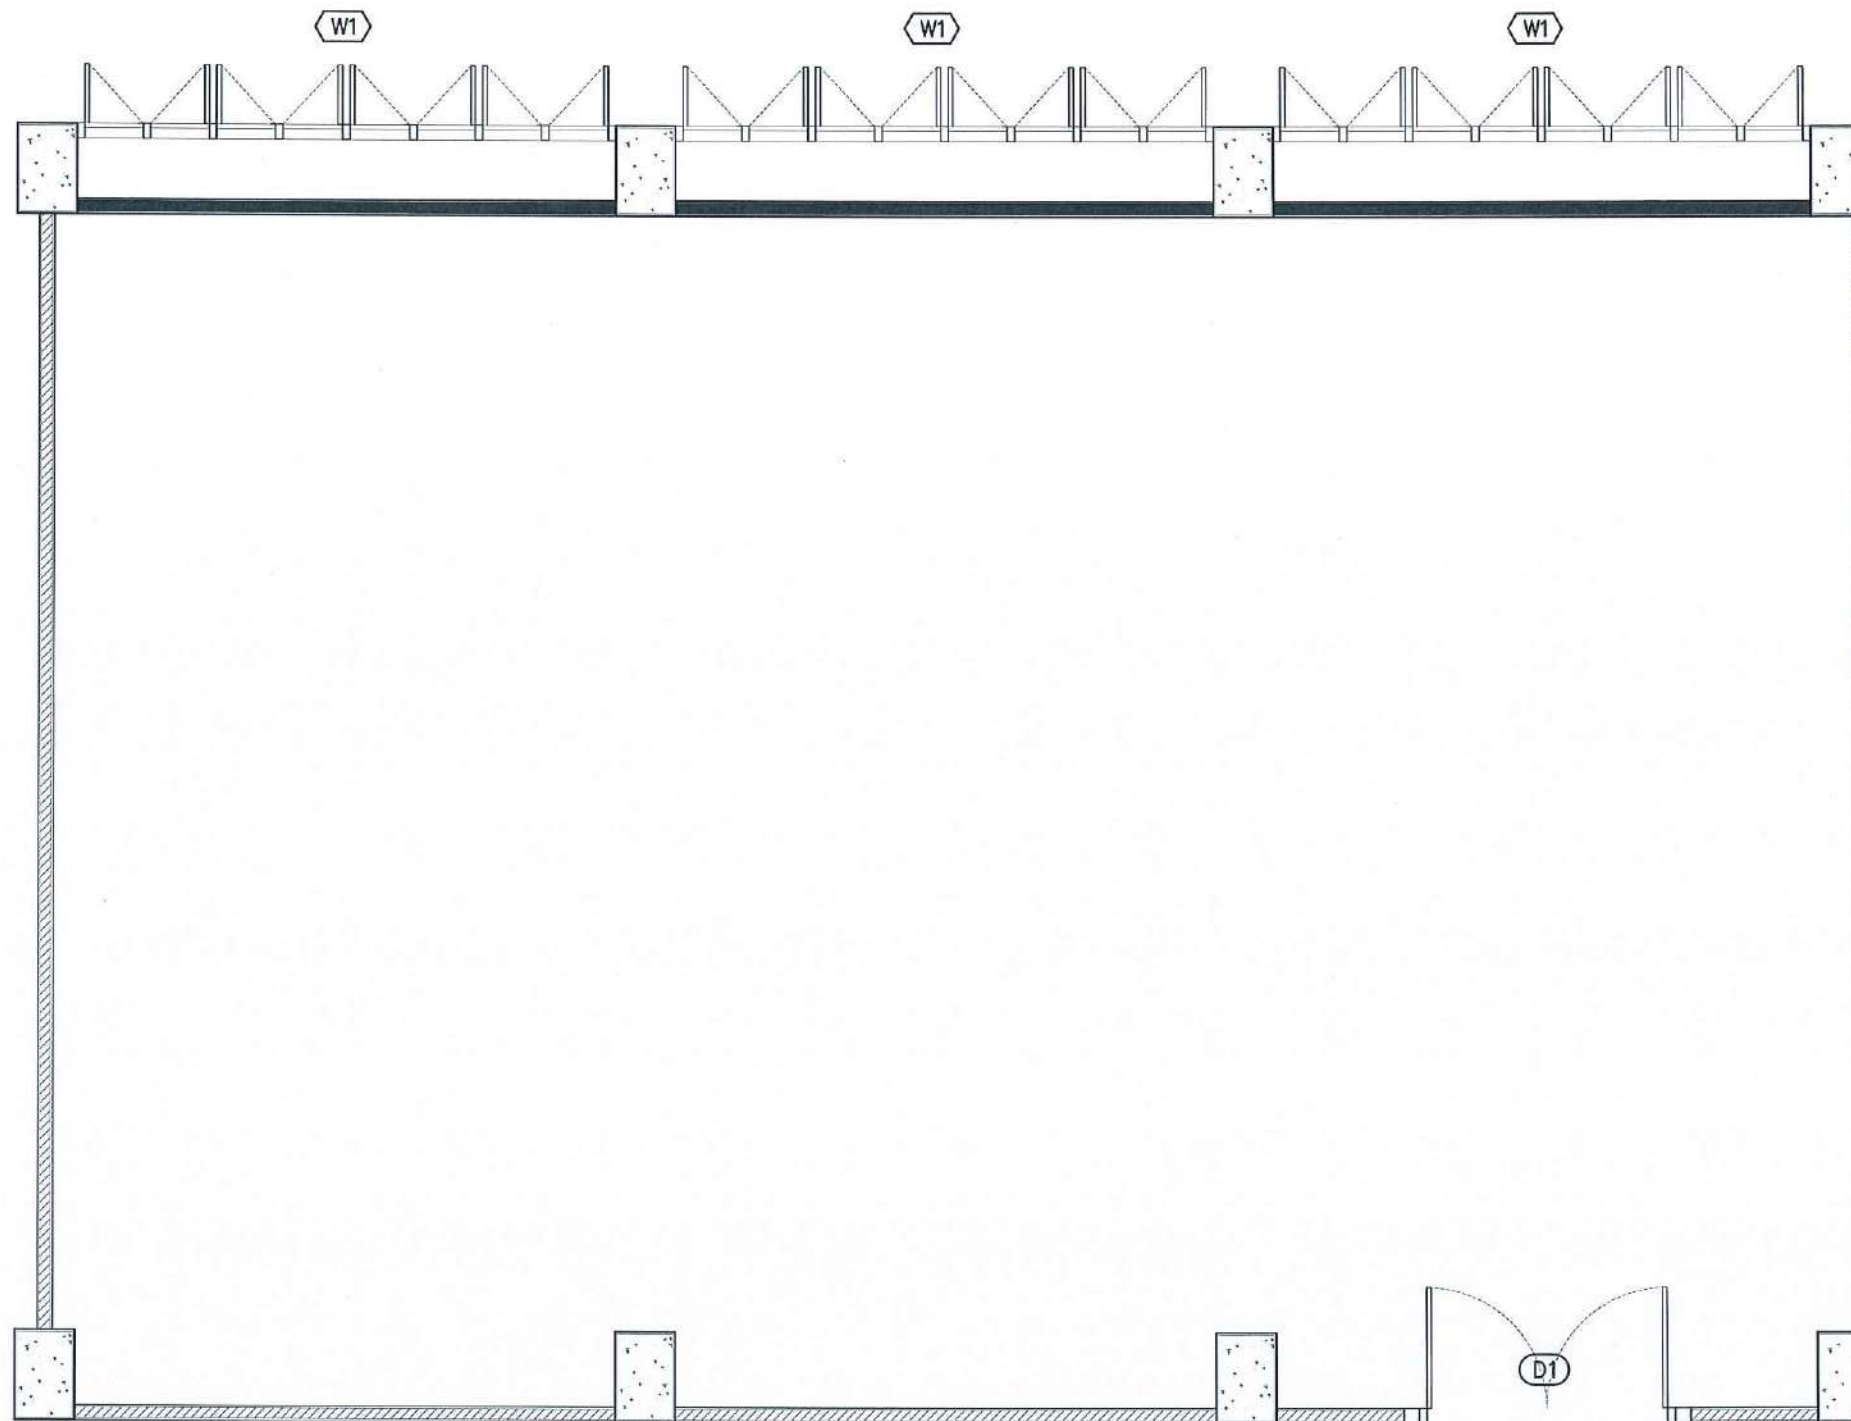

(D1)	ประตูบานเปิดคู่ หน้าบานไม้เนื้อแข็งติดทับด้วยลามิเนตลายไม้ ขนาด 1.90 x 2.00 m CODE:4713-WM(Wilsonart) พร้อมติดตั้งอุปกรณ์ครบชุด

(W1)	หน้าต่างเดิมโครงการ

DOOR AND WINDOW LAYOUT PLAN CLASSROOM 3

Dimon *วิมล วัฒนศิริ*

SCALE 1 : 50

PROJECT :

งานปรับปรุงอาคารชั่วคราวคณะวิทยาศาสตร์
มหาวิทยาลัยราชภัฏนครสวรรค์

ASSOCIATE ENGINEER :
ฐานันดร หลานพานิช ภย. 63152

ASSOCIATE ARCHITECTS :
ทศพล ธรรมศิลป์บุณัติ ภ-สถ. 20411

ARCHITECTS :
วิมล วัฒนศิริ ภ-สถ 21677

INTERIOR DESIGNER :

ELECTRICAL ENGINEER :
ภูไท อภัยสุน ภพท. 46872

DRAWING BY : *วิมล วัฒนศิริ*


วิมล วัฒนศิริ

REVISION	CHECKED	DATE

CUSTOMER :

DRAWING TITEL :

STAUTA :	DRAWING No.
CHECKED BY :	
APPROVED BY :	
DATE : 20.10.2568	

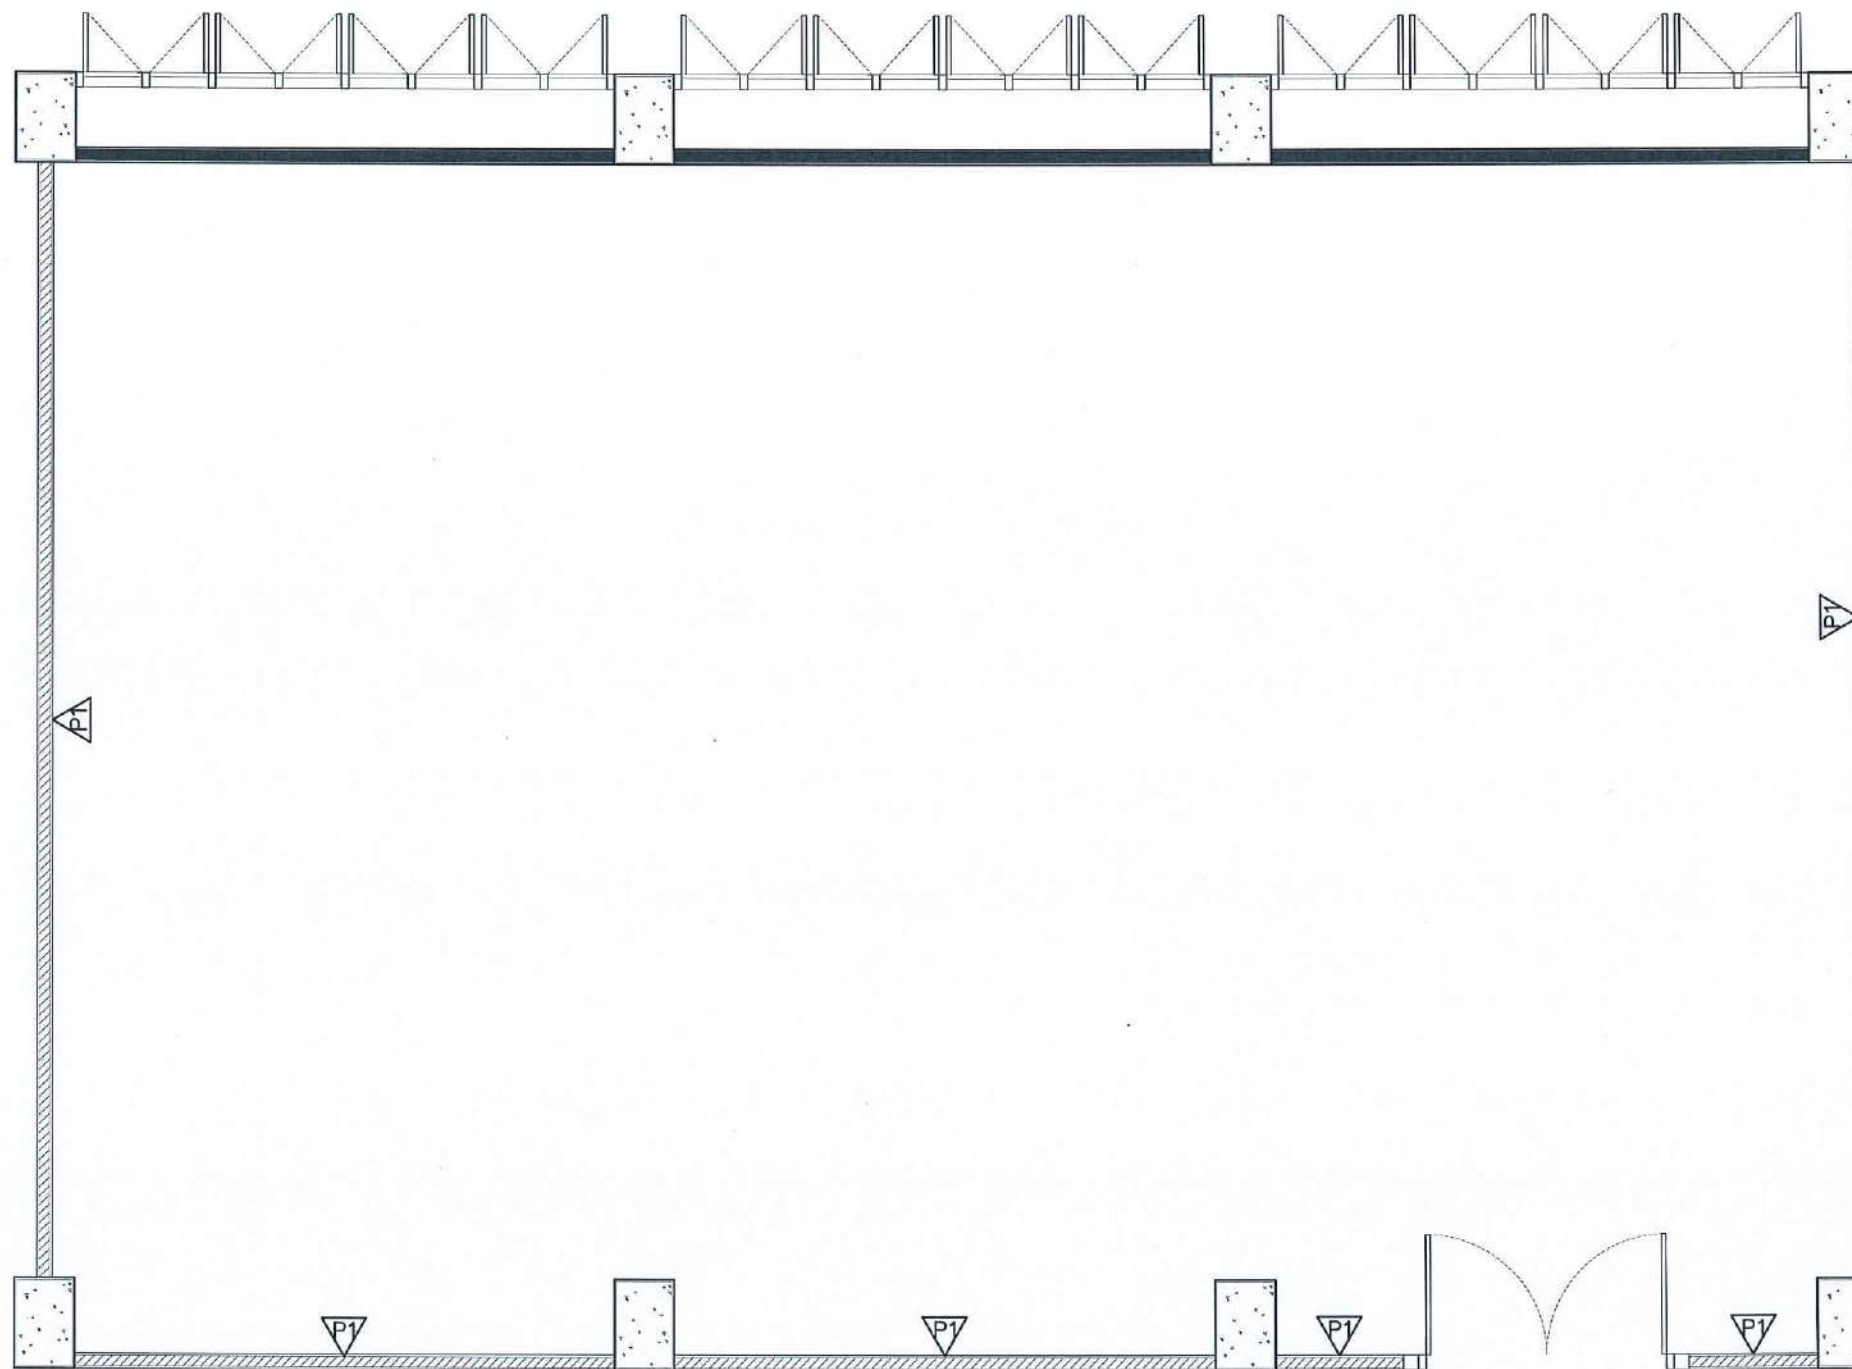

	ผนังเดิม ทาสี ACRYLIC 100% ชนิดทากายใน สีเบเยอร์ 140-1
	ผนังยิปซั่มบอร์ด 12 มม. ขอบเรียบ ฉาบเรียบ โครงเค่าโลหะชุบสังกะสี ทาสี ACRYLIC 100% ชนิดทากายใน สีเบเยอร์ 140-1
	ผนังกรุแผ่นซับเสียง SCG สีขาวลดสปีชีเยว ตามแบบ

WALL LAYOUT PLAN CLASSROOM 3

อรุณ งามวิมล

SCALE 1 : 50

PROJECT :

งานปรับปรุงอาคารชั่วคราว วิทยาลัยอาชีวศึกษา
มหาวิทยาลัยราชภัฏนครสวรรค์

ASSOCIATE ENGINEER :

สุวัฒน์ หล้าพานิช ทย. 63152

ASSOCIATE ARCHITECTS :

ทศพล ธรรมศิลป์ ญติ ภ-สถ. 20411

ARCHITECTS :

วสิน สมนะวงษ์ ภ-สถ 21677

INTERIOR DESIGNER :

ELECTRICAL ENGINEER :

ภูไท อภัยสุน ภพก. 46872

DRAWING BY :

วสิน สมนะวงษ์

REVISION	CHECKED	DATE

CUSTOMER :

DRAWING TITEL :

STAUTA :	DRAWING No.
----------	-------------

CHECKED BY :

APPROVED BY :

DATE : 20.10.2568



FL-1	กระเบื้องยางแบบม้วน หนาไม่น้อยกว่า 1.80 มม ยี่ห้อ ECOCLICK / Dinoflex หรือเทียบเท่า
WB-1	บัวยาง 10 ซม
	รอยต่อกระเบื้องยาง

FLOOR PATTERN PLAN CLASSROOM 3

Signature *Signature* *Signature*

SCALE 1 : 50

PROJECT :

งานปรับปรุงอาคารชั่วคราว คณะวิทยาศาสตร์
มหาวิทยาลัยราชภัฏนครสวรรค์

ASSOCIATE ENGINEER :

ฐานันดร หลานพานิช ภย. 63152

ASSOCIATE ARCHITECTS :

ทศพล ธรรมศิลป์ ภู-สถ. 20411

ARCHITECTS :

วสิน สมนะวงษ์ ภ-สถ 21677

INTERIOR DESIGNER :

ELECTRICAL ENGINEER :

ภูไท อภัยสุน ภพก. 46872

DRAWING BY :


วสิน สมนะวงษ์

REVISION	CHECKED	DATE

CUSTOMER :

DRAWING TITEL :

STAUTA :	DRAWING No.
CHECKED BY :	
APPROVED BY :	
DATE : 20.10.2565	

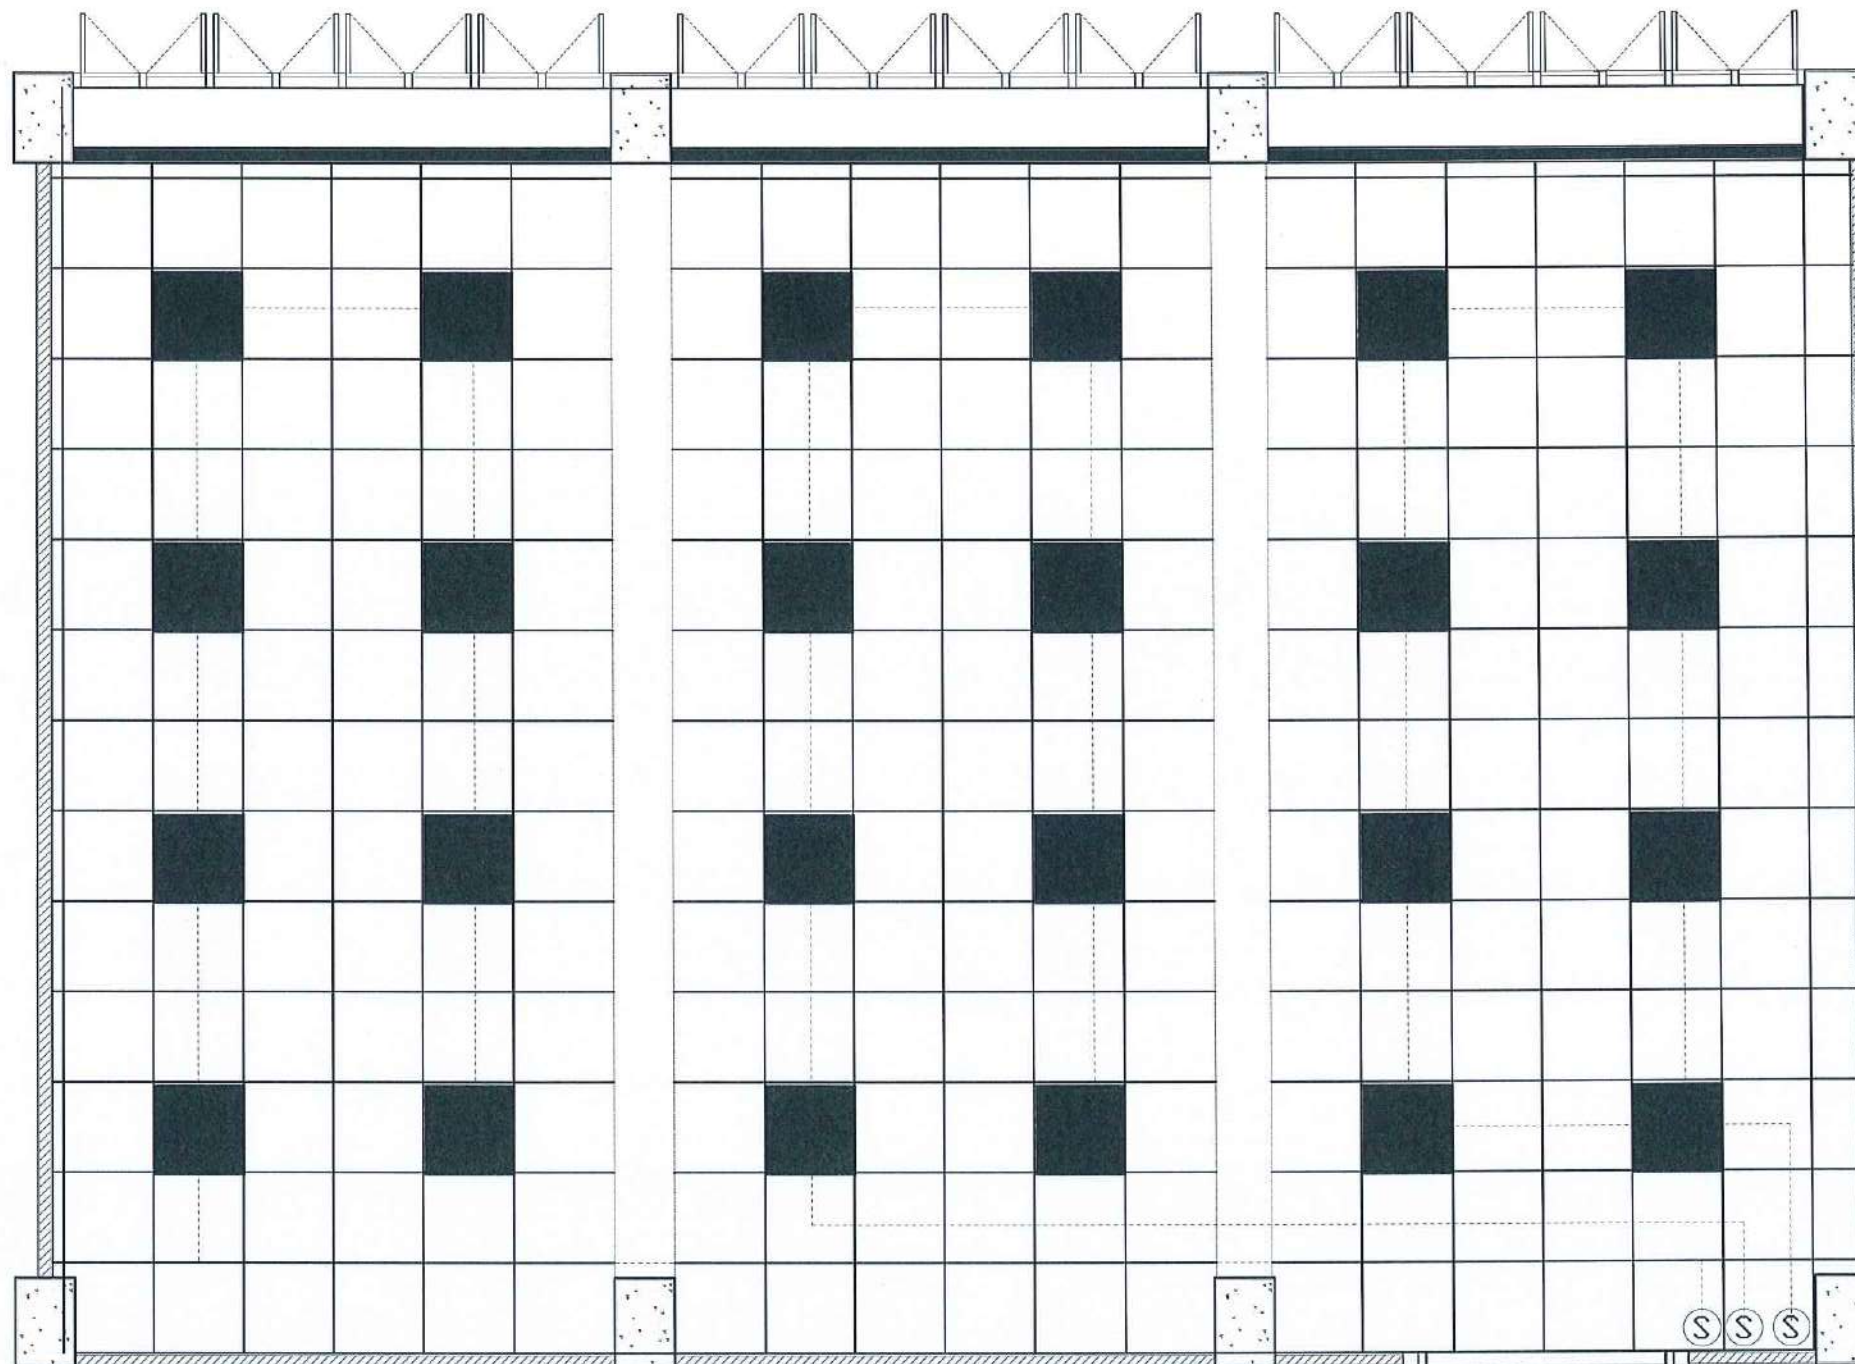

	PANEL LIGHT 60x60 CM.
	SWITCH

LIGHTING PLAN CLASSROOM 3

Signature 16/10/2568

Signature

SCALE 1 : 50

PROJECT :

งานปรับปรุงอาคารเรียน คณะวิทยาศาสตร์
มหาวิทยาลัยราชภัฏนครสวรรค์

ASSOCIATE ENGINEER :

ฐานันดร ห่อวนพานิช ภย. 63152

ASSOCIATE ARCHITECTS :

ทศพล ธรรมศิลป์ ภู-สถ. 20411

ARCHITECTS :

วสิน วัฒนวงษ์ ภ-สถ 21677

INTERIOR DESIGNER :

ELECTRICAL ENGINEER :

ภูไท อภัยสุน ภพท. 46872

DRAWING BY : *Signature*


วสิน วัฒนวงษ์

REVISION	CHECKED	DATE

CUSTOMER :

DRAWING TITEL :

STAUTA :	DRAWING No.
CHECKED BY :	
APPROVED BY :	
DATE : 20.10.2568	

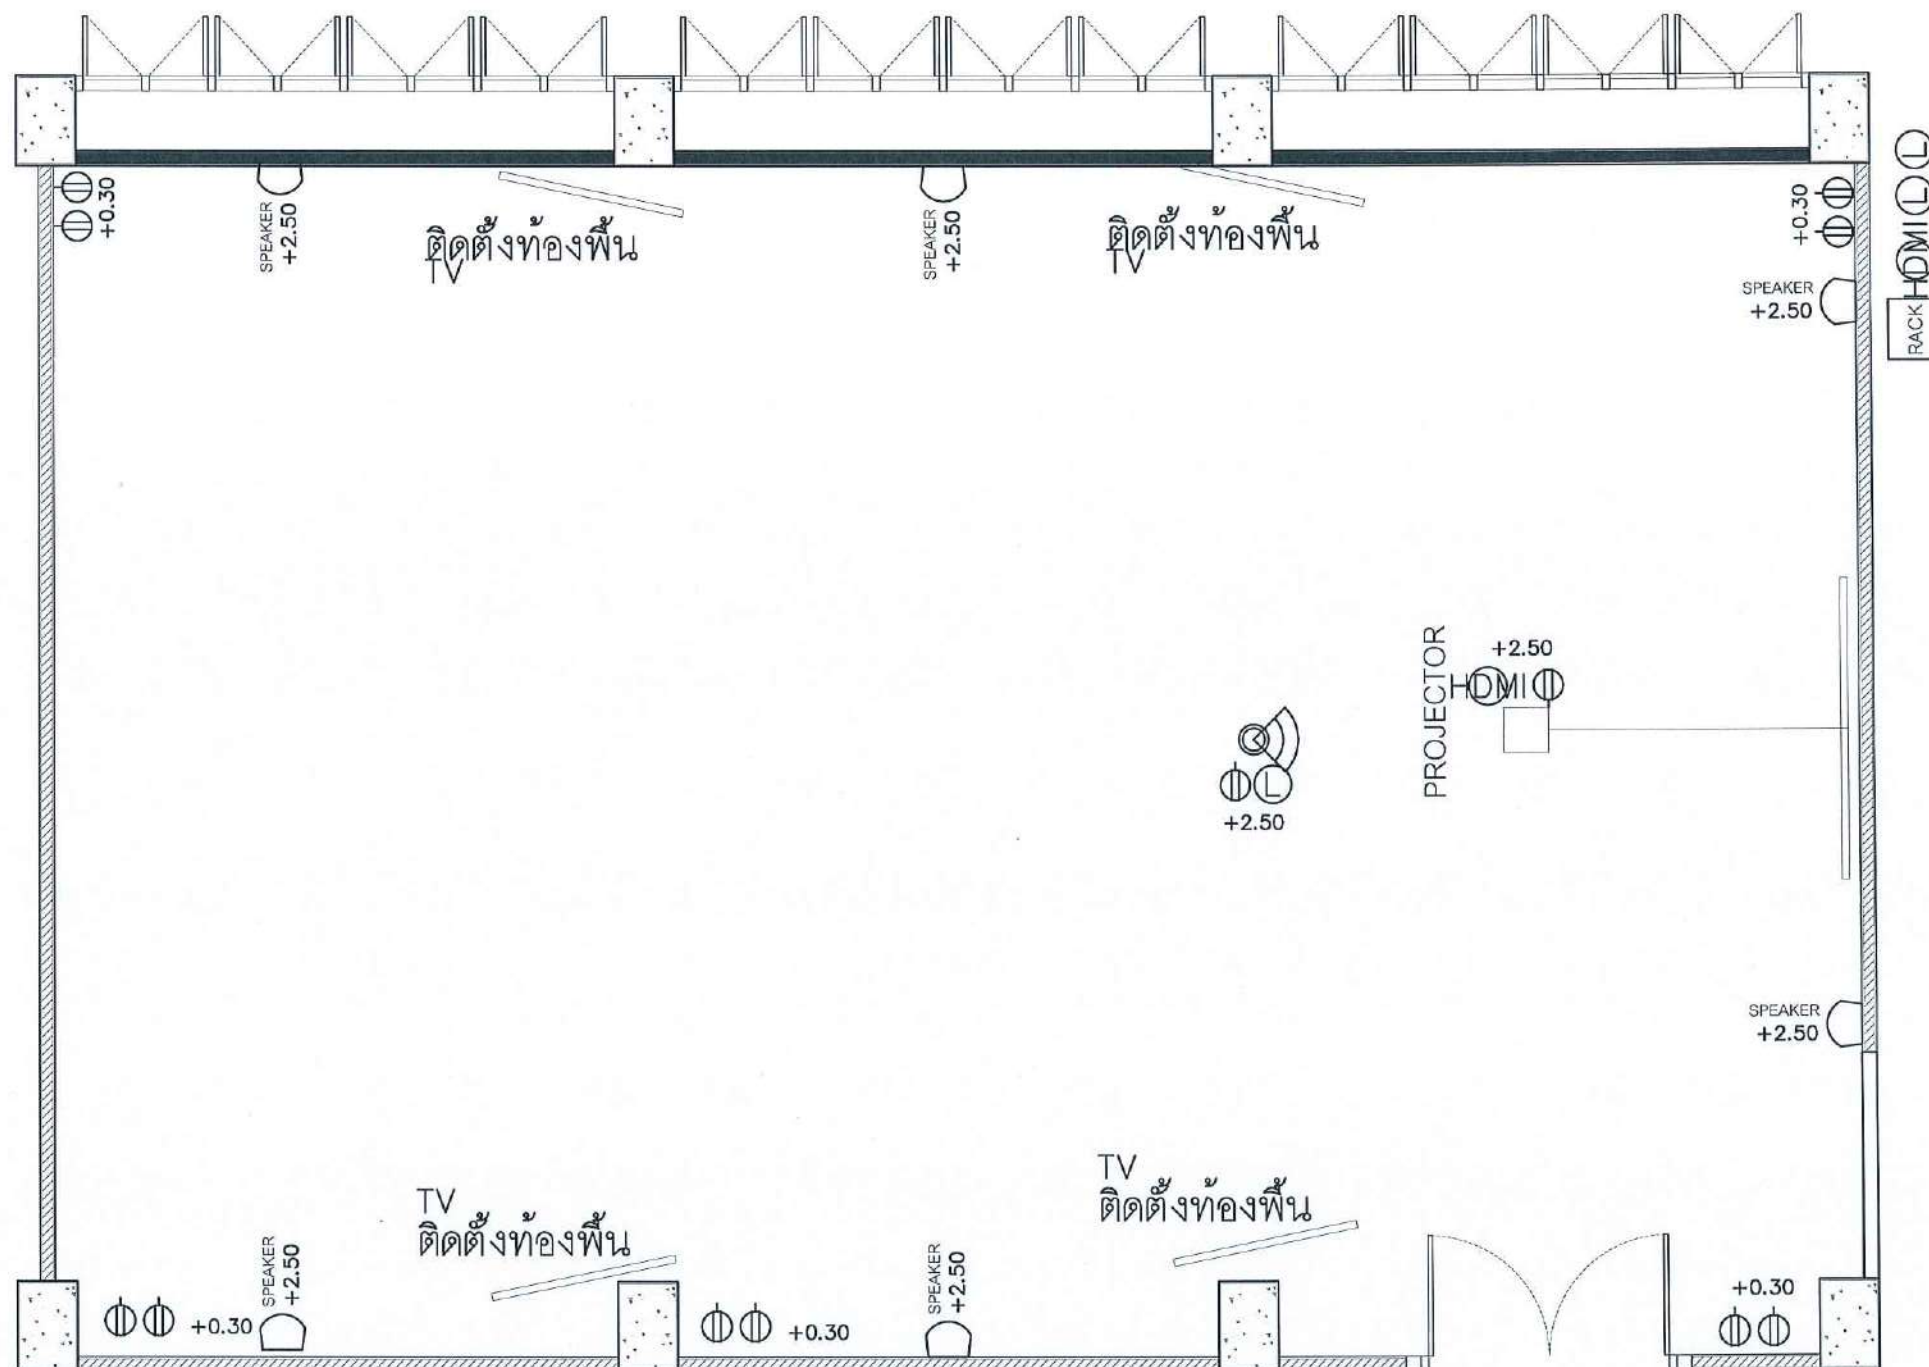

CCTV FINISHING SYMBOLS

	CAMERA		NETWORK
	SWITCH		CONSUMER UNIT
	DUPLEX RECEPTACLE		ไม่อันตราย
	WALL SPEAKER		

POWER OUTLET PLAN PLAN CLASSROOM 3

Signature *Signature*

SCALE 1 : 50

PROJECT :

งานปรับปรุงอาคารอเนกประสงค์
มหาวิทยาลัยราชภัฏนครสวรรค์

ASSOCIATE ENGINEER :

สุรินทร์ หวังพานิช ทย. 63152

ASSOCIATE ARCHITECTS :

ทศพล ธรรมศิลป์ ญ. 20411

ARCHITECTS :

วสิน สมนะวงษ์ ญ-สถ 21677

INTERIOR DESIGNER :

ELECTRICAL ENGINEER :

ภูไท อภัยสุน ญพท. 46872

DRAWING BY : *Signature*

วสิน สมนะวงษ์

REVISION	CHECKED	DATE

CUSTOMER :


DRAWING TITEL :

STAUTA :	DRAWING No.
----------	-------------

CHECKED BY :

APPROVED BY :

DATE : 20.10.2568

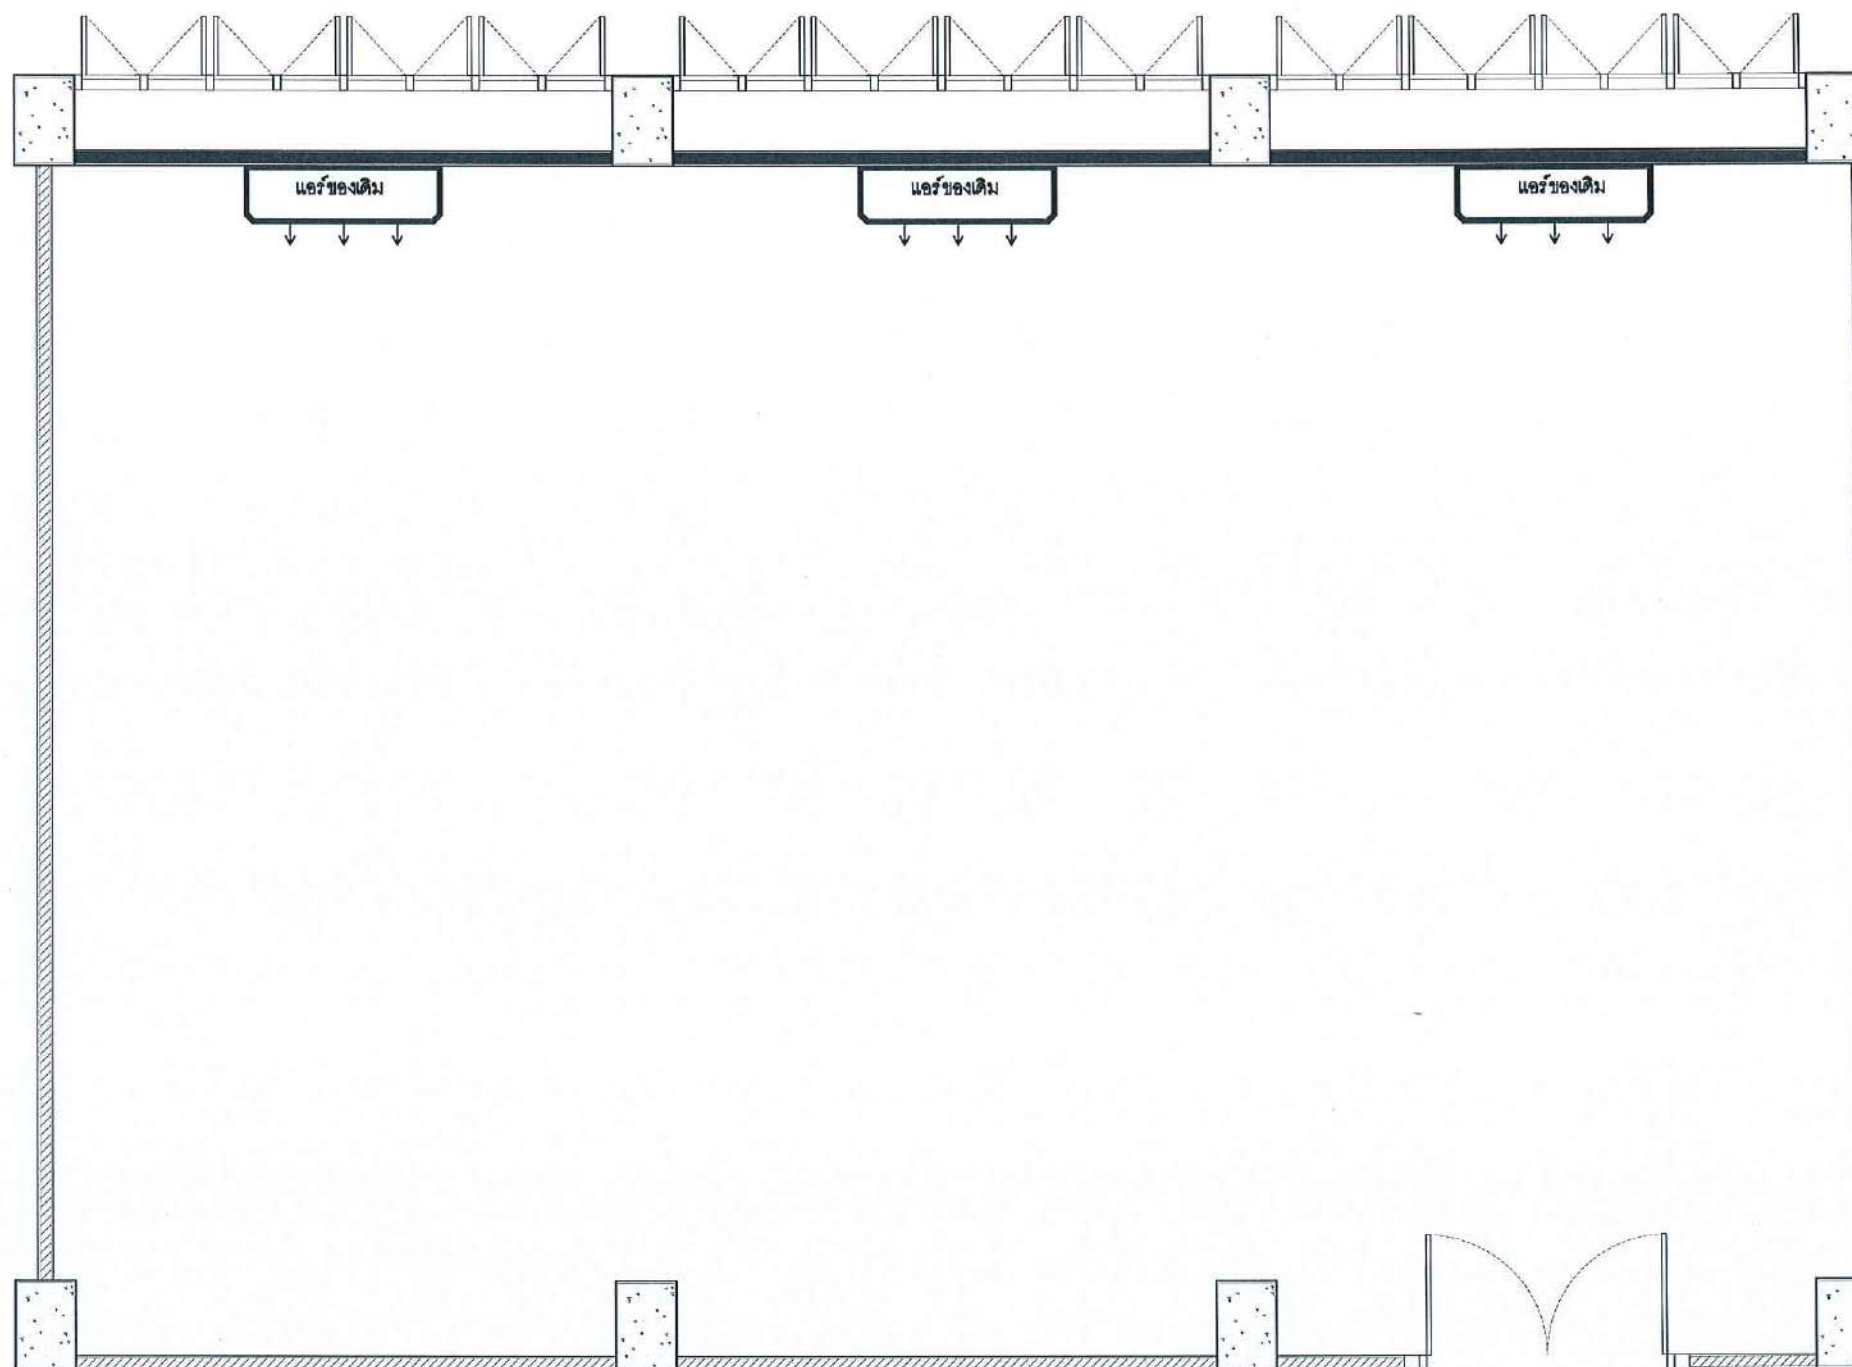

AIR CONDITIONER SYMBOLS			
	แอร์ของเดิม		
	COMPRESSOR		

AIR CONDITIONER PLAN CLASSROOM 3

Signature *Signature*

Signature

SCALE 1 : 50

PROJECT :

งานปรับปรุงอาคารอเนกประสงค์
มหาวิทยาลัยราชภัฏนครสวรรค์

ASSOCIATE ENGINEER :

ฐานันตร์ เหลืองพานิช ภย. 63152

ASSOCIATE ARCHITECTS :

ทศพล ธรรมศิลป์บุญดี ภ-สถ. 20411

ARCHITECTS :

วสิน สมนะวงษ์ ภ-สถ 21677

INTERIOR DESIGNER :

ELECTRICAL ENGINEER :

ภูไท อภัยสุน ภพท. 46872

DRAWING BY :

วสิน สมนะวงษ์

REVISION	CHECKED	DATE

CUSTOMER :


DRAWING TITEL :

STAUTA :	DRAWING No.
----------	-------------

CHECKED BY :

APPROVED BY :


DATE : 20.10.2568

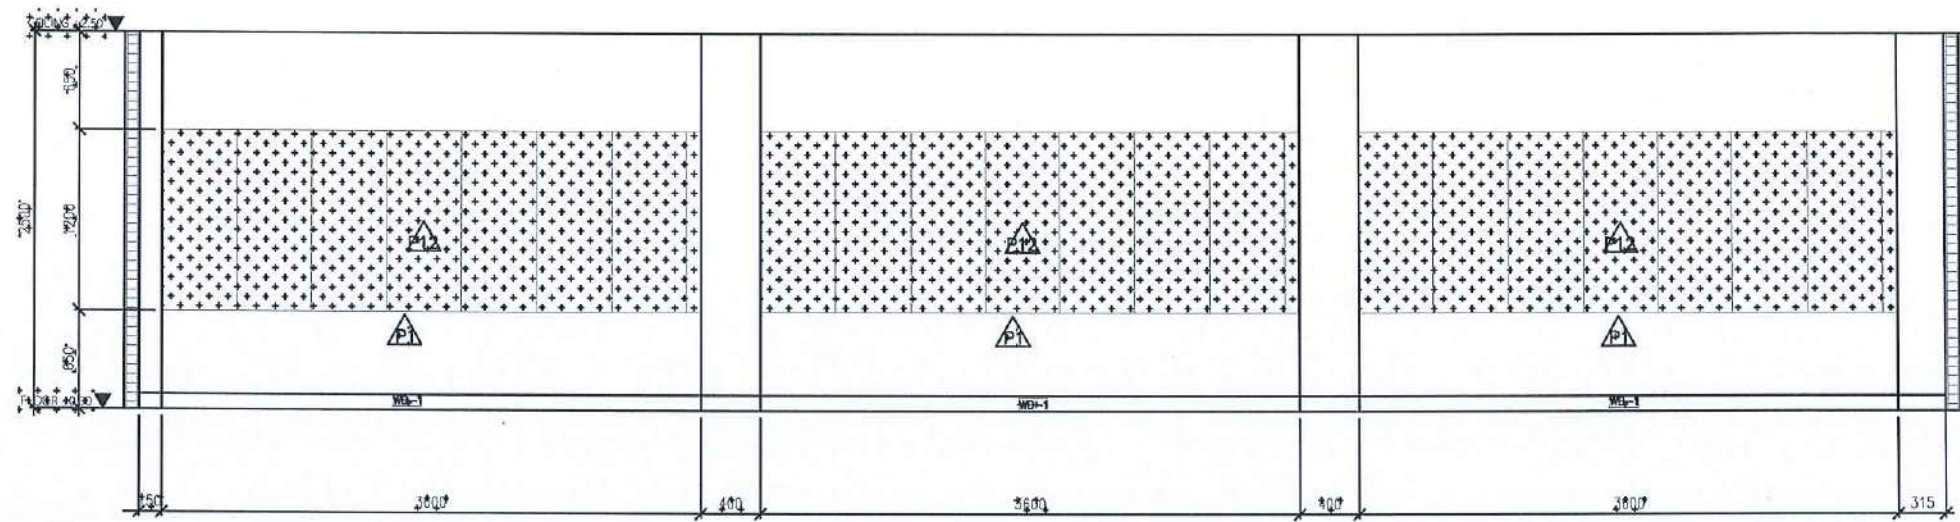

ELEVATION

E1

SCALE 1 : 50

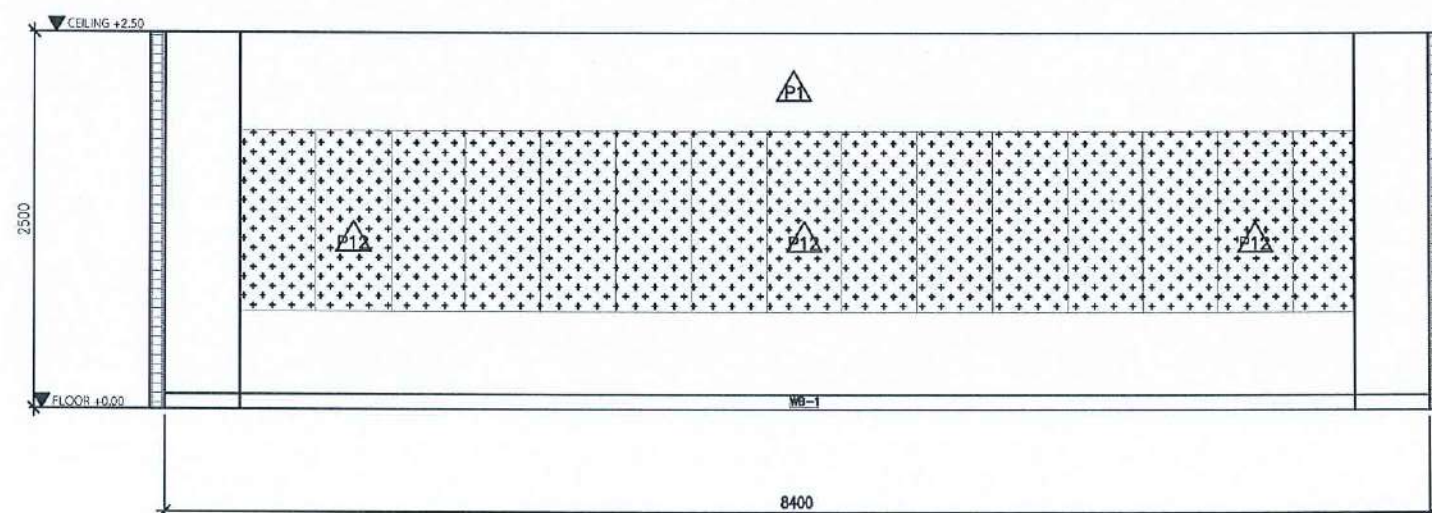

ELEVATION

E2

SCALE 1 : 50

PROJECT :

งานปรับปรุงอาคารระดมทุนมหาวิทยาลัยราชภัฏวราวุฒ
มหาวิทยาลัยราชภัฏวราวุฒ

ASSOCIATE ENGINEER :

ฐานันดร ส่วนพานิช ทย. 63152

ASSOCIATE ARCHITECTS :

ทศพล ธรรมศิลป์บุญดี ภ-สถ. 20411

ARCHITECTS :

วสิน สมนะวงษ์ ภ-สถ 21677

INTERIOR DESIGNER :

ELECTRICAL ENGINEER :

ภูไท อภัยสุน ภพท. 46872

DRAWING BY : วสิน สมนะวงษ์

วสิน สมนะวงษ์

REVISION

CHECKED

DATE

CUSTOMER :

DRAWING TITEL :


STAUTA :

DRAWING No.

CHECKED BY :

APPROVED BY :


DATE : 20.10.2568

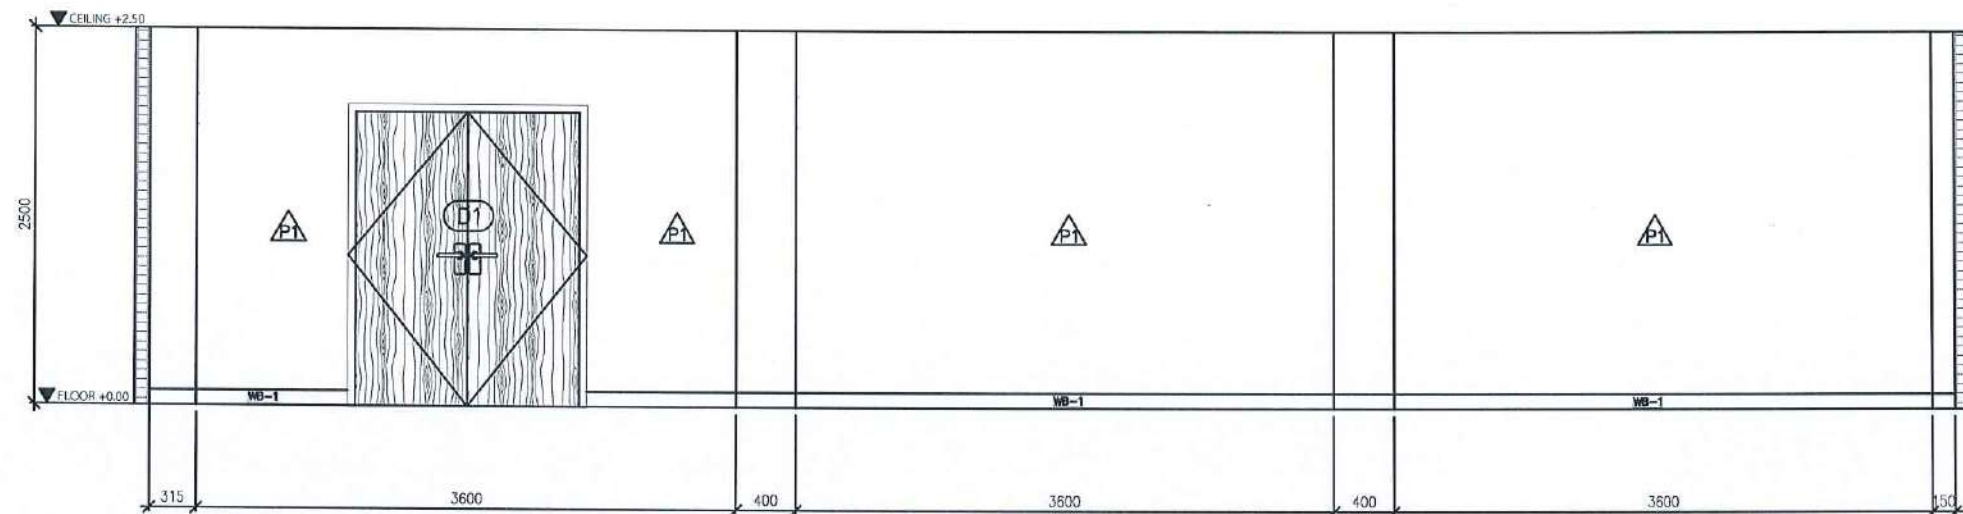

ELEVATION

E3

SCALE 1 : 50

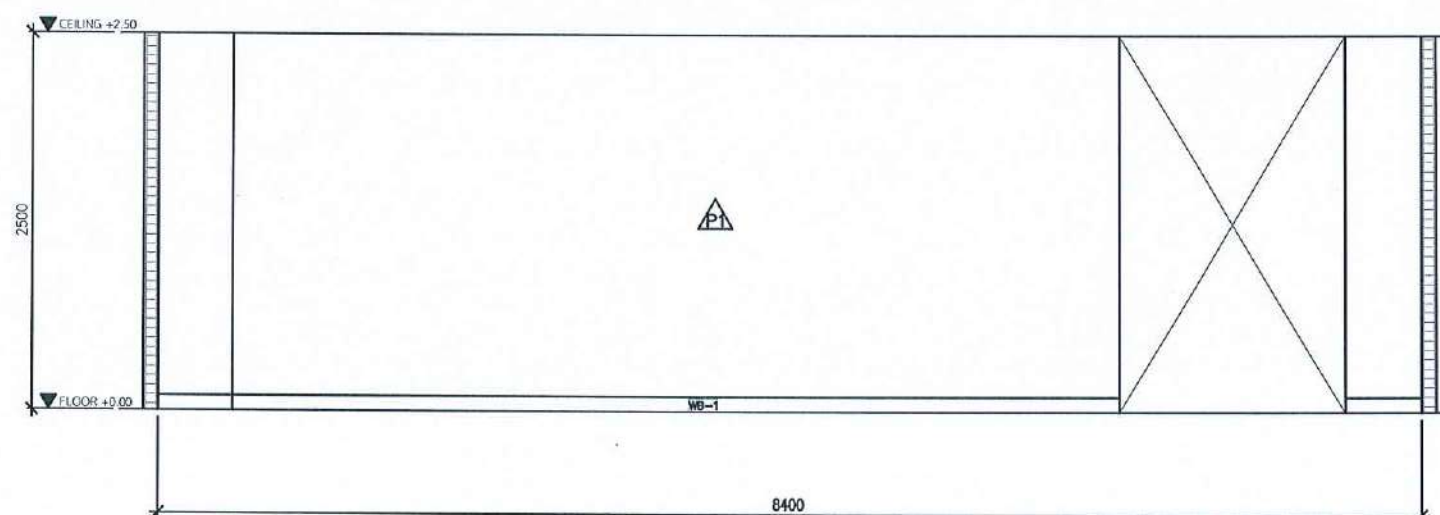

ELEVATION

E4

SCALE 1 : 50

PROJECT :

งานปรับปรุงอาคารคณะวิทยาศาสตร์
มหาวิทยาลัยราชภัฏนครสวรรค์

ASSOCIATE ENGINEER :

ฐานันดร หล่มพานิช ทย. 63152

ASSOCIATE ARCHITECTS :

ทศพล ธรรมศิลป์ ญติ ภา-สธ. 20411

ARCHITECTS :

วสิน สมนะวงษ์ ภา-สธ 21677

INTERIOR DESIGNER :

ELECTRICAL ENGINEER :

ภูไท อภัยสุน ภาพ. 46872

DRAWING BY :

วสิน สมนะวงษ์

REVISION

CHECKED

DATE

CUSTOMER :

DRAWING TITEL :

STAUTA :

DRAWING No.

CHECKED BY :

APPROVED BY :

DATE : 20.10.2568